

【継】桜台小学校校舎改修工事及び桜台中学校校舎一部改修工事

図面 番号	図面名称	縮尺		図面 番号	図面名称	縮尺		図面 番号	図面名称	縮尺	
		A1	A3			A1	A3			A1	A3
E-000	図面リスト	N/S	N/S	E-036	コンセント・空調換気電源小学校2階平面図（改修前）	1/200	1/400	E-072	機械警備設備小学校2階平面図（改修後）	1/200	1/400
E-001	電気設備工事特記仕様書 1	N/S	N/S	E-037	コンセント・空調換気電源小学校2階平面図（改修後）	1/200	1/400	E-073	機械警備設備小学校3階平面図（改修後）	1/200	1/400
E-002	電気設備工事特記仕様書 2	N/S	N/S	E-038	コンセント・空調換気電源小学校3階平面図（改修前）	1/200	1/400	E-074	電灯設備中学校配膳室等平面図（改修前）	1/50	1/100
E-003	電力引込配置引込図（改修前）	1/800	1/1600	E-039	コンセント・空調換気電源小学校3階平面図（改修後）	1/200	1/400	E-075	電灯設備中学校配膳室等平面図（改修後）	1/50	1/100
E-004	電力引込配置引込図（改修後）	1/800	1/1600	E-040	コンセント設備配膳・会議・相談・多目的 平面図（改修後）	1/50	1/100	E-076	コンセント設備中学校配膳室等平面図（改修後）	1/50	1/100
E-005	高圧受電設備単線結線図	N/S	N/S	E-041	コンセント設備 実験・工作7トリE1・2平面詳細図（改修前）	1/50	1/100	E-077	コンセント設備中学校1階平面図（改修後）	1/200	1/400
E-006	高圧受電設備外形姿図	1/20	1/40	E-042	コンセント設備 実験・工作7トリE1 1平面詳細図（改修後）	1/50	1/100	E-078	コンセント設備中学校2階平面図（改修後）	1/200	1/400
E-007	盤図1	N/S	N/S	E-043	電話・インターホン設備小学校1階平面図（改修前）	1/200	1/400	E-079	コンセント設備中学校3階平面図（改修後）	1/200	1/400
E-008	盤図2	N/S	N/S	E-044	電話・インターホン設備小学校1階平面図（改修後）	1/200	1/400	E-080	弱電設備中学校1階平面図（改修前）	1/200	1/400
E-009	盤図3	N/S	N/S	E-045	電話・インターホン設備小学校2階平面図（改修前）	1/200	1/400	E-081	弱電設備中学校1階平面図（改修後）	1/200	1/400
E-010	幹線設備配置図（改修前）	1/300	1/600	E-046	電話・インターホン設備小学校2階平面図（改修後）	1/200	1/400	E-082	機械警備配管中学校1階平面図（改修後）	1/200	1/400
E-011	幹線設備配置図（改修後）	1/300	1/600	E-047	電話・インターホン設備小学校3階平面図（改修前）	1/200	1/400	E-083	自動火災報知設備中学校1階平面図（改修後）	1/200	1/400
E-012	ELV・空調動力配線1階平面図（改修後）	1/200	1/400	E-048	電話・インターホン設備小学校3階平面図（改修後）	1/200	1/400	E-084	通信ネットワーク設備中学校1階平面図（改修前）	1/200	1/400
E-013	受水槽・ポンプ室平面図（改修前・改修後）	1/50	1/100	E-049	放送設備姿図1	N/S	N/S	E-085	通信ネットワーク設備中学校1階平面図（改修後）	1/200	1/400
E-014	照明器具姿図	N/S	N/S	E-050	放送設備姿図2	N/S	N/S	E-086	通信ネットワーク設備中学校2階平面図（改修後）	1/200	1/400
E-015	電灯設備配置図（改修後）	1/600	1/1200	E-051	放送・時計設備小学校1階平面図（改修前）	1/200	1/400	E-087	（仮設）通信ネットワーク設備小学校1階平面図	1/200	1/400
E-016	電灯設備小学校1階平面図（改修前）	1/200	1/400	E-052	放送・時計設備小学校1階平面図（改修後）	1/200	1/400	E-088	（仮設）通信ネットワーク設備仮設職員室配置案(1階青棟普通教室)	1/50	1/100
E-017	電灯設備小学校1階平面図1（改修後）	1/100	1/200	E-053	放送・時計設備小学校2階平面図（改修前）	1/200	1/400	E-089	（仮設）コンセント設備仮設職員室配置案(1階青棟普通教室)	1/50	1/100
E-018	電灯設備小学校1階平面図2（改修後）	1/100	1/200	E-054	放送・時計設備小学校2階平面図（改修後）	1/200	1/400				
E-019	電灯設備小学校1階平面図3（改修後）	1/100	1/200	E-055	放送・時計設備小学校3階平面図（改修前）	1/200	1/400				
E-020	電灯設備小学校2階平面図（改修前）	1/200	1/400	E-056	放送・時計設備小学校3階平面図（改修後）	1/200	1/400				
E-021	電灯設備小学校2階平面図1（改修後）	1/100	1/200	E-057	通信ネットワーク設備小学校1階平面図（改修前）	1/200	1/400				
E-022	電灯設備小学校2階平面図2（改修後）	1/100	1/200	E-058	通信ネットワーク設備小学校1階平面図（改修後）	1/200	1/400				
E-023	電灯設備小学校2階平面図3（改修後）	1/100	1/200	E-059	通信ネットワーク設備小学校2階平面図（改修前）	1/200	1/400				
E-024	電灯設備小学校3階平面図（改修前）	1/200	1/400	E-060	通信ネットワーク設備小学校2階平面図（改修後）	1/200	1/400				
E-025	電灯設備小学校3階平面図1（改修後）	1/100	1/200	E-061	通信ネットワーク設備小学校3階平面図（改修前）	1/200	1/400				
E-026	電灯設備小学校3階平面図2（改修後）	1/100	1/200	E-062	通信ネットワーク設備小学校3階平面図（改修後）	1/200	1/400				
E-027	電灯設備小学校給食室平面詳細図（改修前）	1/50	1/100	E-063	自動火災報知設備設備小学校1階平面図（改修前）	1/200	1/400				
E-028	電灯設備小学校配膳室等平面詳細図（改修後）	1/50	1/100	E-064	自動火災報知設備系統図 小学校（改修後）	N/S	N/S				
E-029	ウエットスぺース男女トイレ(X4-X5)平面詳細図(改修前・改修後) 1～3階(共通)	1/50	1/100	E-065	自動火災報知設備小学校1階平面図（改修前）	1/200	1/400				
E-030	ウエットスぺース男女トイレ(X10-X11)平面詳細図(改修前・改修後) 1～3階(共通)	1/50	1/100	E-066	自動火災報知設備小学校1階平面図（改修後）	1/200	1/400				
E-031	誘導標識設備小学校1階平面図（改修後）	1/200	1/400	E-067	自動火災報知設備小学校2階平面図（改修前）	1/200	1/400				
E-032	誘導標識設備小学校2階平面図（改修後）	1/200	1/400	E-068	自動火災報知設備小学校2階平面図（改修後）	1/200	1/400				
E-033	誘導標識設備小学校3階平面図（改修後）	1/200	1/400	E-069	自動火災報知設備小学校3階平面図（改修前）	1/200	1/400				
E-034	コンセント・空調換気電源小学校1階平面図（改修前）	1/200	1/400	E-070	自動火災報知設備小学校3階平面図（改修後）	1/200	1/400				
E-035	コンセント・空調換気電源小学校1階平面図（改修後）	1/200	1/400	E-071	機械警備設備小学校1階平面図（改修後）	1/200	1/400				

●

一般事項

○施設点検

●その他

●デジタル工事写真の小黒板情報電子化

特記事項

本工事完成（「工事目的物の引渡し」を行った日）後、1年目及び2年目に関係者（営繕課、工事監理事務所、施設管理者、受注者）による施設点検（不具合の有無を確認し、その処理について協議）を行うので、当該から依頼があり次第施設点検に立会い協力するものとする。

●その他

本工事に含まれる建築工事、機械設備工事は、国土交通省大臣官房官庁営繕部監修の標準仕様書（最新版）に準拠して行う。
情報システム課が設置した機器（アクセスポイント、サーバラック等）がある場合は、取扱いを監督職員と協議すること。

●デジタル工事写真の小黒板情報電子化は、受発注者双方の業務効率化を目的に、被写体画像の撮影と同時に工事写真における小黒板の記載情報の電子的記入および、工事写真の信憑性確認を行うことにより、現場撮影の省力化、写真整理の効率化、工事写真の改ざん防止を図るものである。

本工事でデジタル工事写真の小黒板情報電子化を行う場合は、工事契約後、監督職員の承諾を得たうえでデジタル工事写真の小黒板情報電子化対象工事（以降、「対象工事」と称する）とすることができる。対象工事では、以下の1)から4)の全てを実施することとする。1)対象機器の導入
受注者は、デジタル工事写真の小黒板情報電子化の導入に必要な機器・ソフトウェア等（以降「使用機器」と称する）については、営繕工事写真撮影要領2．（3）に示す項目の電子的記入ができること、かつ信憑性確認（改ざん検知機能）を有するものを使用することとする。なお、信憑性確認（改ざん検知機能）は、「電子政府における調達のために参照すべき暗号のリスト（CRYPTREC 暗号リスト）」
URL「https://www.cryptrec.jp/list.html」に記載している技術を使用していること。また、受注者は監督職員に対し、工事着手前に本工事での使用機器について提示するものとする。

なお、使用機器の事例として、
URL「http://www.cals.jacic.or.jp/CIM/sharing/index.html」記載の「デジタル工事写真の小黒板情報電子化対応ソフトウェア」を参照されたい。ただし、この使用機器の事例からの選定に限定するものではない。

2)デジタル工事写真における小黒板情報の電子的記入
受注者は、1)の使用機器を用いてデジタル工事写真を撮影する場合は、被写体と小黒板情報を電子画像として同時に記録してもよい。小黒板情報の電子的記入を行う項又は、営繕工事撮影要領2．（3）「撮影方法」による。

ただし、対象工事において、高温多湿、ワイド等の現場条件の影響により、対象機器の使用が困難な工程については、使用機器の利用を限定するものではない。

3)小黒板情報の電子的記入の取扱い
本工事の工事写真の取扱いは、営繕工事写真撮影要領に準ずるが、2)に示す小黒板情報の電子的記入については、同要領4．で規定されている写真編集には該当しない。

4)小黒板情報の電子的記入を行った写真の納品
受注者は、2)に示す小黒板情報の電子的記入を行った写真（以下、「小黒板情報電子化写真」と称する。）を、工事完成時に監督職員へ納品するものとする。

なお納品時に、受注者は
URL(http://www.cals.jacic.or.jp/CIM/sharing/index.html)のチェックシステム（信憑性チェックツール）又はチェックシステム（信憑性チェックツール）を搭載した写真管理ソフトウェアや工事写真ビューアソフトを用いて、小黒板情報電子化写真の信憑性確認を行い、その結果を併せて監督職員へ「工事打合せ簿」等により提出するものとする。なお、提出された信憑性確認の結果を、監督職員が確認することがある。

●共通事項

●金属製露出管路（亜鉛メッキ面）の塗装

●厚鋼電線管及び同附属品

○フローアプレートフローアカバー

○フラッシュプレート

○呼び線

○保温・結露防止

○合成樹脂製可とう電線管

●屋外プルボックス

●はつり

●既存躯体への穿孔

●再使用機器

●耐震措置

特記事項

○すべて地下処理の後、塗装（調合ペイント2回塗り）を行う。
●配線室以外の管路は、すべて地下処理の後、塗装（調合ペイント2回塗り）を行う。
○電線管外面の仕上げは、●溶融亜鉛メッキ ○製造者標準 とする。
電線管内面の仕上げは、○溶融亜鉛メッキ ●製造者標準 とする。
電線管付属品は、●上記と同等の防食性能を有する防水形 ○標準品 とする。
特記あるもの及び特殊なものを除き ○砲金製 ○アルミ合金製 ○ステンレス製
〃 ○水平高低調整式（空転防止リング付）
○樹脂製 ○アルミ合金製
0A用インナーコンセント
特記あるもの及び特殊なものを除き ○樹脂製 ○アルミ合金製 ○ステンレス製長さ1m以上の入線しない管路には、1.2mm以上のビニール被覆鉄線を挿入する。
建築工事にてFP板（スタイロホーム等）打ち込みの箇所に取付ける位置ボックス等は、保温、結露防止処理を行う。
合成樹脂製可とう電線管（PF）は、一重管とする。

●溶融亜鉛メッキ製 ○ステンレス製 防水形とする。
既存のコンクリート床、壁などの配管貫通部の穴開けは、原則としてダイヤモンドカッタによる。
穿孔機械を使用し既存躯体に穿孔する場合は、金属の探知により電源供給が停止できる付付属装置等を用いて施工する。
取り外し再使用機器は、清掃および絶縁抵抗測定の上取り付けを行う。ただし、絶縁劣化等により再使用に耐えない場合は、監督職員に報告する。
設備機器の固定は、次に示す事項を除き「建築設備耐震設計・施工指針 2014年版」（独立行政法人建築研究所監修）による。
1)設計用水平地震力
機器の重量(kN)に、設計用標準水平震度を乗じたものとする。なお、特記なき場合、設計用標準水平震度は、次による。
設計用標準水平震度

設置場所	機器種別	●特定の施設		一般の施設	
		重要機器	一般機器	重要機器	一般機器
上層階、 屋上及び塔屋	機器	2.0	1.5	1.5	1.0
	防振支持の機器	2.0	2.0	2.0	1.5
	水槽類	2.0	1.5	1.5	1.0
中間階	機器	1.5	1.0	1.0	0.6
	防振支持の機器	1.5	1.5	1.5	1.0
	水槽類	1.5	1.0	1.0	0.6
地階・1階	機器	●1.0	0.6	0.6	0.4
	防振支持の機器	1.0	1.0	1.0	0.6
	水槽類	1.5	1.0	1.0	0.6

【備考】・上層階とは2～6階建の場合は最上層、7～9階建の場合は上層2階、10～12階建の場合は上層3階、13階建以上の場合は上層4階とする。
・中間階とは地階、1階を除く各階で上層階に該当しないもの
・水槽類に燃料小出槽を含む。
重要機器は次のものを示す。
●配電盤 ○発電装置（防災用） ○直流電源装置
○交流無停電電源装置 ○交換機 ○自動火災報知受信機
○中央監視装置 ●キュービクル敷設変電設備

2)設計用鉛直地震力
設計用水平地震力の1/2とし、水平地震力と同時に働くものとする。

●電気方式

●主遮断機

●設備容量

●進相コンデンサ

●配電盤

○絶縁ゴムマット

●その他

●電気方式

○ハイテンションアウトレット

○非常照明器具

●配線器具

○非常用の照明装置の照度測定箇所数

●電気方式

●機器への接続

●動力設備

●電気方式

●構内配電線路

○装柱機材

●外接地地

○区分閉器等

○その他

○配線方式

○地中線路の余長

○地中管の材質

○その他

○上ガス対策

●その他

特記事項

改修する回路の絶縁抵抗は、比較のため工事の前後で測定すること。

事前調査 ●本工事 ○別途
調査項目 ○既存資料調査 ○
調査範囲 ○図示 ○
調査方法 ○図示 ○
○ はつり工事は、事前に走査式埋設物調査を行い、監督職員に報告を行う。

高圧 ●三相3線式 6kV
低圧 ●三相3線式 200V ○三相 線式 V
●単相3線式 200V/100V ○単相 線式 V
●CB形(5サイクル以内) ○PF-S形
変圧器総容量 500kVA （うち本工事に係るもの 300 kVA)
●高圧 106kVar ○低圧 自動力率制御(○あり ○なし)
○屋内形 ●屋外形
W1000×10t×L
1)変圧器は ●油入形 ○モールド形 変圧器とする。
2)高圧交流負荷開閉器(LBS)はストライカ式とする。
3)変圧器のB種接地線には、漏電警報器(ELR)を設置する。
4)DS・LBS等の充電部が露出する機器には、十分な強度を有する透明アクリル板保護扉を設ける。

幹線 ●単相3線式 200V/100V ○直流2線式 100V
分岐 ●単相2線式 100V ○直流2線式 100V
●単相2線式 200V

○外部固定式 ○内部固定式 ○回転形又は上下動形 ○アップ形

○電池内蔵形 ○電池別置形
●タンブラスイッチは ○ワイド形 ●大角形
●壁付コンセントは(2口は横式で可) ○ワイド形 ○大角形
測定数： 監督職員の指示による。

幹線 ●三相3線式 200V ○相 線式 V
分岐 ●三相3線式 200V ○相 線式 V
本工事制御盤より別途電動機等への配線接続は ○本工事 ○別途工事

●高圧 三相3線式 6kV
●低圧 ●三相3線式 200V ●三相 線式 V
●単相3線式 200V/100V ○単相 線式 V
○単相 線式 V

●地中線式 ○架空線式
マンホール、ハンドホール内で各系統2箇所以上(1巻程度)ケーブルの余長を設ける。
○厚鋼電線管（防食テープ1/2重ね2回巻き、4層） ●波付硬質ポリエチレン管
○防水錆鉄管
※防食テープはJIS Z-1901を使用し、地上立ち上がり部分はGL+300mmまでテープ巻きを行う。
○耐塩性（ケーブル末端処理材とも） ●重耐塩性
○1基毎単独 ●共用（ケーブル1芯使用）
1)架空引込 高圧気中負荷開閉器(PAS)、(SOG+DGR)付収納箱（ステンレス製）
2)地中引込 地中線用高圧ガス負荷開閉器(UGS)(SOG+DGR)付
地中線には、ケーブル埋設標及び埋設標識シート（高圧は管理者名入り）を設ける。
埋設標 ○鉄製 ○コンクリート型
標識シート ○(GL-300 ○2倍折り)

○地中線式 ○架空線式
マンホール、ハンドホール内で各系統2箇所以上(1巻程度)ケーブルの余長を設ける。
○厚鋼電線管（防食テープ1/2重ね2回巻き、4層） ○波付硬質ポリエチレン管
○防水錆鉄管
※防食テープはJIS Z-1901を使用し、地上立ち上がり部分はGL+300mmまでテープ巻きを行う。
地中線には、ケーブル埋設標及び埋設標識シートを設ける。
埋設標 ○鉄製 ○コンクリート型
標識シート ○(GL-300 ○2倍折り)

○なし
○あり（下記による）
○自然換気口 ○ガス抜き管 ○強制換気装置 ○ガス検知器
○その他()
○施工にあたって、防災上必要な措置を講じること。

●○接地点

●別表1

●機器取付高さ

特記事項

接地極の材料は原則として下記による。

接地地の種類	記号	接地抵抗値	接地極の規格・数量
○共同接地	E _{A,B}	10Ω以下	EB(D=14,L=1,500又はW=40,L=1,200)×3連ー組
○共同接地	E _{A,C,B}	10Ω以下	EB(D=14,L=1,500又はW=40,L=1,200)×3連ー組
○A種接地	E _A	10Ω以下	EB(D=14,L=1,500又はW=40,L=1,200)×3連ー組
○B種接地	E _B	150/1Ω以下※	EB(D=14,L=1,500又はW=40,L=1,200)×3連ー組
○C種接地	E _C	10Ω以下	EB(D=14,L=1,500又はW=40,L=1,200)×3連ー組
○D種接地	E _D	100Ω以下	EB(D=10,L=1,000又はW=30,L=900)×1
○D種接地	E _D	Ω以下	EB(D=14,L=1,500又はW=40,L=1,200)×3連ー組
○高圧避雷器用	E _{1H}	10Ω以下	EB(D=14,L=1,500又はW=40,L=1,200)×3連ー組
○交換装置用	E _t	10Ω以下	EB(D=14,L=1,500又はW=40,L=1,200)×3連ー組
○通信用(10Ω)	E _{4L}	10Ω以下	EB(D=14,L=1,500又はW=40,L=1,200)×3連ー組
○通信用(100Ω)	E _{2L}	100Ω以下	EB(D=10,L=1,000又はW=30,L=900)×1
○電話引込口の保安器用	E _{1L}	100Ω以下	EB(D=10,L=1,000又はW=30,L=900)×1
○測定用	E ₀		EB(D=10,L=1,000又はW=30,L=900)×1

※ 接地抵抗値は、電気事業者と協議のうえ決定すること。

図面に記載のなき場合、機器の取付高さは原則として下記による。

名 称	測 点	取付高 (mm)	
積算計器 引込開閉器（低圧） 分電盤	地上～窓中心	1,800～2,000	
	地上～中心	1,800～2,200	
	床上～中心	1,500	
スイッチ "（多機能トイレ） コンセント（一般） "（和室） "（台上） "（車椅子用） ブラケット（一般） "（踊場） "（鏡上）	床上～中心	1,300	
	"	1,100	
	"	300	
	"	150	
	"	150～200	
	床上～中心	900	
	"	2,100～2,300	
壁掛形制御盤 開閉器箱 制御用スイッチ	床上～中心	1,500	
	"	1,500	
	"	(上端1,900以下) 1,300	
端子盤（室内） 集合保安器箱 壁付電話機（一般）	床上～下端	300	
	天井下～上端	200	
	床上～中心	1,300	
壁掛形親時計 時計計 壁掛形スピーカー 壁付アッテネーター	床上～中心	1,500 (天井高)×0.9	
	"	"	(天井高)×0.9 1,300
	"	"	"
情報表示盤 壁付発信器 ベル、ブザー、チャイム 壁付押ボタン（一般）	床上～中心	(天井高)×0.9 1,300	
	"	"	2,300
	"	"	1,300
外部受付用ｲﾝﾀｰﾎﾝ(子機) 壁付ｲﾝﾀｰﾎﾝ(上記以外) 壁付叫出ボタン(多機能トイレ)	「標準図」による	「標準図」による	
	床上～中心	1,300 900(400)	
	"	"	
機器収容箱 テレビ端子並列ユニット（一般） テレビ端子並列ユニット(和室)	天井下～上端	200	
	床上～中心	300	
	"	150	
受信機・副受信機 機器収容箱 発信器 警報ベル 表示灯 液化石油ガス検知器	床上～操作部	800～1,500	
	"	800～1,500	
	床上～中心	800～1,500	
	"	(天井高)×0.9	
	"	(天井高)×0.8 300	

(備考) (天井高)×0.9及び(天井高)×0.8は天井高が2,500～3,000mmの場合に適用する。
注) 天井高3,000mm以上の場合及び上記取付高さでは機器の使用に支障がある場合は、監督職員と協議する。
叫出ボタン（多機能トイレ）の取付高さ（400）は床に転倒した時を考慮した高さを示す。

特記事項

図面に記載のなき場合、各工事との取り合いは原則として下記による。

工事内容		施工区分	建築電気機械	
開口部	はり、床、壁貫通部	鉄筋補強	●○●○	
	埋込形(分電盤、端子盤、プルボックス)	鉄筋補強	●○●○	
	風道、埋込形消火栓ボックス、吹出口、吸込口	スリーブ、型枠	○●●●	
	換気扇、大便秘等	スリーブ、型枠	○●●●	
	軽量鉄骨下地天井、壁ボード類の切り込み	補強とも	●○●○	
基礎	スリーブ穴埋め、型枠穴埋め	補強のない場合	○●●●	
	鉄骨、PC板等への穴開け、補強、スリーブ入れ(工場加工)		●○●○	
	屋内	配電盤、制御盤、発電機、キュービクル	躯体と一体のもの	●●●○
	屋外	配電盤、制御盤、キュービクル	上記以外	○●●○
	屋上	配電盤、制御盤、キュービクル	鉄筋基礎	○●●○
点検口	受水槽、消化水槽	無筋基礎	○●●○	
	高架水槽、クーリングタワー、消火栓補給水槽	躯体と一体のもの	●○●○	
	上記以外		○●●○	
	架台、アンカーボルト		○●●○	
	床、天井、壁		●○●○	
配管配線	配線ビット、トレンチビット		●○●○	
	機器付属の制御盤(接地地)	一次側	○●○●	
	制御盤と動力盤の間(接地地)	二次側	●●●○	
		電源供給	○●○●	
		操作 配管	○●○●	
天井吊り型FUI及び全交換形換気(接地地)	回路 配線()	○●○●		
	電源供給	○●○●		
	操作 配管	○●○●		
その他	回路 配線()	○●○●		
	煙感知器から運動制御盤を経て防火ダンパーに至る配管配線		○●○●	
	防油堤		○●○●	
	インサート、吊りボルト		●●●○	
	換気扇格		○●○●	
外部取り付けヤラリ		○●○●		
(ダクト、チャンパー接続フランジを含む)		●○●○		

● 施工図等の取扱い

施工図等の著作権に係る当該建築物に限る使用権は、発注者に移譲するものとする。

●

一般事項

○施設点検

●その他

●デジタル工事写真の小黒板情報電子化

特記事項

本工事完成（「工事目的物の引渡し」を行った日）後、1年目及び2年目に関係者（営繕課、工事監理事務所、施設管理者、受注者）による施設点検（不具合の有無を確認し、その処理について協議）を行うので、当該から依頼があり次第施設点検に立会い協力するものとする。

●その他

本工事に含まれる建築工事、機械設備工事は、国土交通省大臣官房官庁営繕部監修の標準仕様書（最新版）に準拠して行う。
情報システム課が設置した機器（アクセスポイント、サーバラック等）がある場合は、取扱いを監督職員と協議すること。

●デジタル工事写真の小黒板情報電子化は、受発注者双方の業務効率化を目的に、被写体画像の撮影と同時に工事写真における小黒板の記載情報の電子的記入および、工事写真の信憑性確認を行うことにより、現場撮影の省力化、写真整理の効率化、工事写真の改ざん防止を図るものである。

本工事でデジタル工事写真の小黒板情報電子化を行う場合は、工事契約後、監督職員の承諾を得たうえでデジタル工事写真の小黒板情報電子化対象工事（以降、「対象工事」と称する）とすることができる。対象工事では、以下の1)から4)の全てを実施することとする。1)対象機器の導入
受注者は、デジタル工事写真の小黒板情報電子化の導入に必要な機器・ソフトウェア等（以降「使用機器」と称する）については、営繕工事写真撮影要領2．（3）に示す項目の電子的記入ができること、かつ信憑性確認（改ざん検知機能）を有するものを使用することとする。なお、信憑性確認（改ざん検知機能）は、「電子政府における調達のために参照すべき暗号のリスト（CRYPTREC 暗号リスト）」
URL「https://www.cryptrec.jp/list.html」に記載している技術を使用していること。また、受注者は監督職員に対し、工事着手前に本工事での使用機器について提示するものとする。

なお、使用機器の事例として、
URL「http://www.cals.jacic.or.jp/CIM/sharing/index.html」記載の「デジタル工事写真の小黒板情報電子化対応ソフトウェア」を参照されたい。ただし、この使用機器の事例からの選定に限定するものではない。

2)デジタル工事写真における小黒板情報の電子的記入
受注者は、1)の使用機器を用いてデジタル工事写真を撮影する場合は、被写体と小黒板情報を電子画像として同時に記録してもよい。小黒板情報の電子的記入を行う項又は、営繕工事撮影要領2．（3）「撮影方法」による。

ただし、対象工事において、高温多湿、ワイド等の現場条件の影響により、対象機器の使用が困難な工程については、使用機器の利用を限定するものではない。

3)小黒板情報の電子的記入の取扱い
本工事の工事写真の取扱いは、営繕工事写真撮影要領に準ずるが、2)に示す小黒板情報の電子的記入については、同要領4．で規定されている写真編集には該当しない。

4)小黒板情報の電子的記入を行った写真の納品
受注者は、2)に示す小黒板情報の電子的記入を行った写真（以下、「小黒板情報電子化写真」と称する。）を、工事完成時に監督職員へ納品するものとする。

なお納品時に、受注者は
URL(http://www.cals.jacic.or.jp/CIM/sharing/index.html)のチェックシステム（信憑性チェックツール）又はチェックシステム（信憑性チェックツール）を搭載した写真管理ソフトウェアや工事写真ビューアソフトを用いて、小黒板情報電子化写真の信憑性確認を行い、その結果を併せて監督職員へ「工事打合せ簿」等により提出するものとする。なお、提出された信憑性確認の結果を、監督職員が確認することがある。

●共通事項

●金属製露出管路（亜鉛メッキ面）の塗装

●厚鋼電線管及び同附属品

○フローアプレートフローアカバー

○フラッシュプレート

○呼び線

○保温・結露防止

○合成樹脂製可とう電線管

●屋外プルボックス

●はつり

●既存躯体への穿孔

●再使用機器

●耐震措置

特記事項

○すべて地下処理の後、塗装（調合ペイント2回塗り）を行う。
●配線室以外の管路は、すべて地下処理の後、塗装（調合ペイント2回塗り）を行う。
○電線管外面の仕上げは、●溶融亜鉛メッキ ○製造者標準 とする。
電線管内面の仕上げは、○溶融亜鉛メッキ ●製造者標準 とする。
電線管付属品は、●上記と同等の防食性能を有する防水形 ○標準品 とする。
特記あるもの及び特殊なものを除き ○砲金製 ○アルミ合金製 ○ステンレス製
〃 ○水平高低調整式（空転防止リング付）
○樹脂製 ○アルミ合金製
0A用インナーコンセント
特記あるもの及び特殊なものを除き ○樹脂製 ○アルミ合金製 ○ステンレス製長さ1m以上の入線しない管路には、1.2mm以上のビニール被覆鉄線を挿入する。
建築工事にてFP板（スタイロホーム等）打ち込みの箇所に取付ける位置ボックス等は、保温、結露防止処理を行う。
合成樹脂製可とう電線管（PF）は、一重管とする。

●溶融亜鉛メッキ製 ○ステンレス製 防水形とする。
既存のコンクリート床、壁などの配管貫通部の穴開けは、原則としてダイヤモンドカッタによる。
穿孔機械を使用し既存躯体に穿孔する場合は、金属の探知により電源供給が停止できる付付属装置等を用いて施工する。
取り外し再使用機器は、清掃および絶縁抵抗測定の上取り付けを行う。ただし、絶縁劣化等により再使用に耐えない場合は、監督職員に報告する。
設備機器の固定は、次に示す事項を除き「建築設備耐震設計・施工指針 2014年版」（独立行政法人建築研究所監修）による。
1)設計用水平地震力
機器の重量(kN)に、設計用標準水平震度を乗じたものとする。なお、特記なき場合、設計用標準水平震度は、次による。
設計用標準水平震度

設置場所	機器種別	●特定の施設		一般の施設	
		重要機器	一般機器	重要機器	一般機器
上層階、 屋上及び塔屋	機器	2.0	1.5	1.5	1.0
	防振支持の機器	2.0	2.0	2.0	1.5
	水槽類	2.0	1.5	1.5	1.0
中間階	機器	1.5	1.0	1.0	0.6
	防振支持の機器	1.5	1.5	1.5	1.0
	水槽類	1.5	1.0	1.0	0.6
地階・1階	機器	●1.0	0.6	0.6	0.4
	防振支持の機器	1.0	1.0	1.0	0.6
	水槽類	1.5	1.0	1.0	0.6

【備考】・上層階とは2～6階建の場合は最上層、7～9階建の場合は上層2階、10～12階建の場合は上層3階、13階建以上の場合は上層4階とする。
・中間階とは地階、1階を除く各階で上層階に該当しないもの
・水槽類に燃料小出槽を含む。
重要機器は次のものを示す。
●配電盤 ○発電装置（防災用） ○直流電源装置
○交流無停電電源装置 ○交換機 ○自動火災報知受信機
○中央監視装置 ●キュービクル敷設変電設備

2)設計用鉛直地震力
設計用水平地震力の1/2とし、水平地震力と同時に働くものとする。

●電気方式

●主遮断機

●設備容量

●進相コンデンサ

●配電盤

○絶縁ゴムマット

●その他

●電気方式

○ハイテンションアウトレット

○非常照明器具

●配線器具

○非常用の照明装置の照度測定箇所数

●電気方式

●機器への接続

●動力設備

●電気方式

●構内配電線路

○装柱機材

●外接地地

○区分閉器等

○その他

○配線方式

○地中線路の余長

○地中管の材質

○その他

○上ガス対策

●その他

特記事項

改修する回路の絶縁抵抗は、比較のため工事の前後で測定すること。

事前調査 ●本工事 ○別途
調査項目 ○既存資料調査 ○
調査範囲 ○図示 ○
調査方法 ○図示 ○
○ はつり工事は、事前に走査式埋設物調査を行い、監督職員に報告を行う。

高圧 ●三相3線式 6kV
低圧 ●三相3線式 200V ○三相 線式 V
●単相3線式 200V/100V ○単相 線式 V
●CB形(5サイクル以内) ○PF-S形
変圧器総容量 500kVA （うち本工事に係るもの 300 kVA)
●高圧 106kVar ○低圧 自動力率制御(○あり ○なし)
○屋内形 ●屋外形
W1000×10t×L
1)変圧器は ●油入形 ○モールド形 変圧器とする。
2)高圧交流負荷開閉器(LBS)はストライカ式とする。
3)変圧器のB種接地線には、漏電警報器(ELR)を設置する。
4)DS・LBS等の充電部が露出する機器には、十分な強度を有する透明アクリル板保護扉を設ける。

幹線 ●単相3線式 200V/100V ○直流2線式 100V
分岐 ●単相2線式 100V ○直流2線式 100V
●単相2線式 200V

○外部固定式 ○内部固定式 ○回転形又は上下動形 ○アップ形

○電池内蔵形 ○電池別置形
●タンブラスイッチは ○ワイド形 ●大角形
●壁付コンセントは(2口は横式で可) ○ワイド形 ○大角形
測定数： 監督職員の指示による。

幹線 ●三相3線式 200V ○相 線式 V
分岐 ●三相3線式 200V ○相 線式 V
本工事制御盤より別途電動機等への配線接続は ○本工事 ○別途工事

●高圧 三相3線式 6kV
●低圧 ●三相3線式 200V ●三相 線式 V
●単相3線式 200V/100V ○単相 線式 V
○単相 線式 V

●地中線式 ○架空線式
マンホール、ハンドホール内で各系統2箇所以上(1巻程度)ケーブルの余長を設ける。
○厚鋼電線管（防食テープ1/2重ね2回巻き、4層） ●波付硬質ポリエチレン管
○防水錆鉄管
※防食テープはJIS Z-1901を使用し、地上立ち上がり部分はGL+300mmまでテープ巻きを行う。
○耐塩性（ケーブル末端処理材とも） ●重耐塩性
○1基毎単独 ●共用（ケーブル1芯使用）
1)架空引込 高圧気中負荷開閉器(PAS)、(SOG+DGR)付収納箱（ステンレス製）
2)地中引込 地中線用高圧ガス負荷開閉器(UGS)(SOG+DGR)付
地中線には、ケーブル埋設標及び埋設標識シート（高圧は管理者名入り）を設ける。
埋設標 ○鉄製 ○コンクリート型
標識シート ○(GL-300 ○2倍折り)

○地中線式 ○架空線式
マンホール、ハンドホール内で各系統2箇所以上(1巻程度)ケーブルの余長を設ける。
○厚鋼電線管（防食テープ1/2重ね2回巻き、4層） ○波付硬質ポリエチレン管
○防水錆鉄管
※防食テープはJIS Z-1901を使用し、地上立ち上がり部分はGL+300mmまでテープ巻きを行う。
地中線には、ケーブル埋設標及び埋設標識シートを設ける。
埋設標 ○鉄製 ○コンクリート型
標識シート ○(GL-300 ○2倍折り)

○なし
○あり（下記による）
○自然換気口 ○ガス抜き管 ○強制換気装置 ○ガス検知器
○その他()
○施工にあたって、防災上必要な措置を講じること。

●○接地点

●別表1

●機器取付高さ

特記事項


接地極の材料は原則として下記による。

接地地の種類	記号	接地抵抗値	接地極の規格・数量
○共同接地	E _{A,B}	10Ω以下	EB(D=14,L=1,500又はW=40,L=1,200)×3連ー組
○共同接地	E _{A,C,B}	10Ω以下	EB(D=14,L=1,500又はW=40,L=1,200)×3連ー組
○A種接地	E _A	10Ω以下	EB(D=14,L=1,500又はW=40,L=1,200)×3連ー組
○B種接地	E _B	150/1Ω以下※	EB(D=14,L=1,500又はW=40,L=1,200)×3連ー組
○C種接地	E _C	10Ω以下	EB(D=14,L=1,500又はW=40,L=1,200)×3連ー組
○D種接地	E _D	100Ω以下	EB(D=10,L=1,000又はW=30,L=900)×1
○D種接地	E _D	Ω以下	EB(D=14,L=1,500又はW=40,L=1,200)×3連ー組
○高圧避雷器用	E _{1H}	10Ω以下	EB(D=14,L=1,500又はW=40,L=1,200)×3連ー組
○交換装置用	E _t	10Ω以下	EB(D=14,L=1,500又はW=40,L=1,200)×3連ー組
○通信用(10Ω)	E _{4L}	10Ω以下	EB(D=14,L=1,500又はW=40,L=1,200)×3連ー組
○通信用(100Ω)	E _{2L}	100Ω以下	EB(D=10,L=1,000又はW=30,L=900)×1
○電話引込口の保安器用	E _{1L}	100Ω以下	EB(D=10,L=1,000又はW=30,L=900)×1
○測定用	E ₀		EB(D=10,L=1,000又はW=30,L=900)×1

※ 接地抵抗値は、電気事業者と協議のうえ決定すること。


図面に記載のなき場合、機器の取付高さは原則として下記による。

名 称	測 点	取付高 (mm)
積算計器 引込開閉器（低圧） 分電盤	地上～窓中心	1,800～2,000
	地上～中心	1,800～2,200
	床上～中心	1,500
スイッチ "（多機能トイレ） コンセント（一般） "（和室） "（台上） "（車椅子用） ブラケット（一般） "（踊場） "（鏡上）	床上～中心	1,300
	"	1,100
	"	300

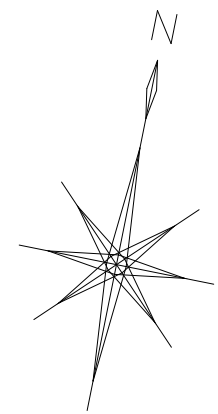

A	6kV CVT38	(PE104)	ケーブル撤去・電線管残置
	CV3.5-2C	(PE104)	予備管残置
	CVV2-2C	(PE54)	ケーブル撤去・電線管残置

ハンドホール残置

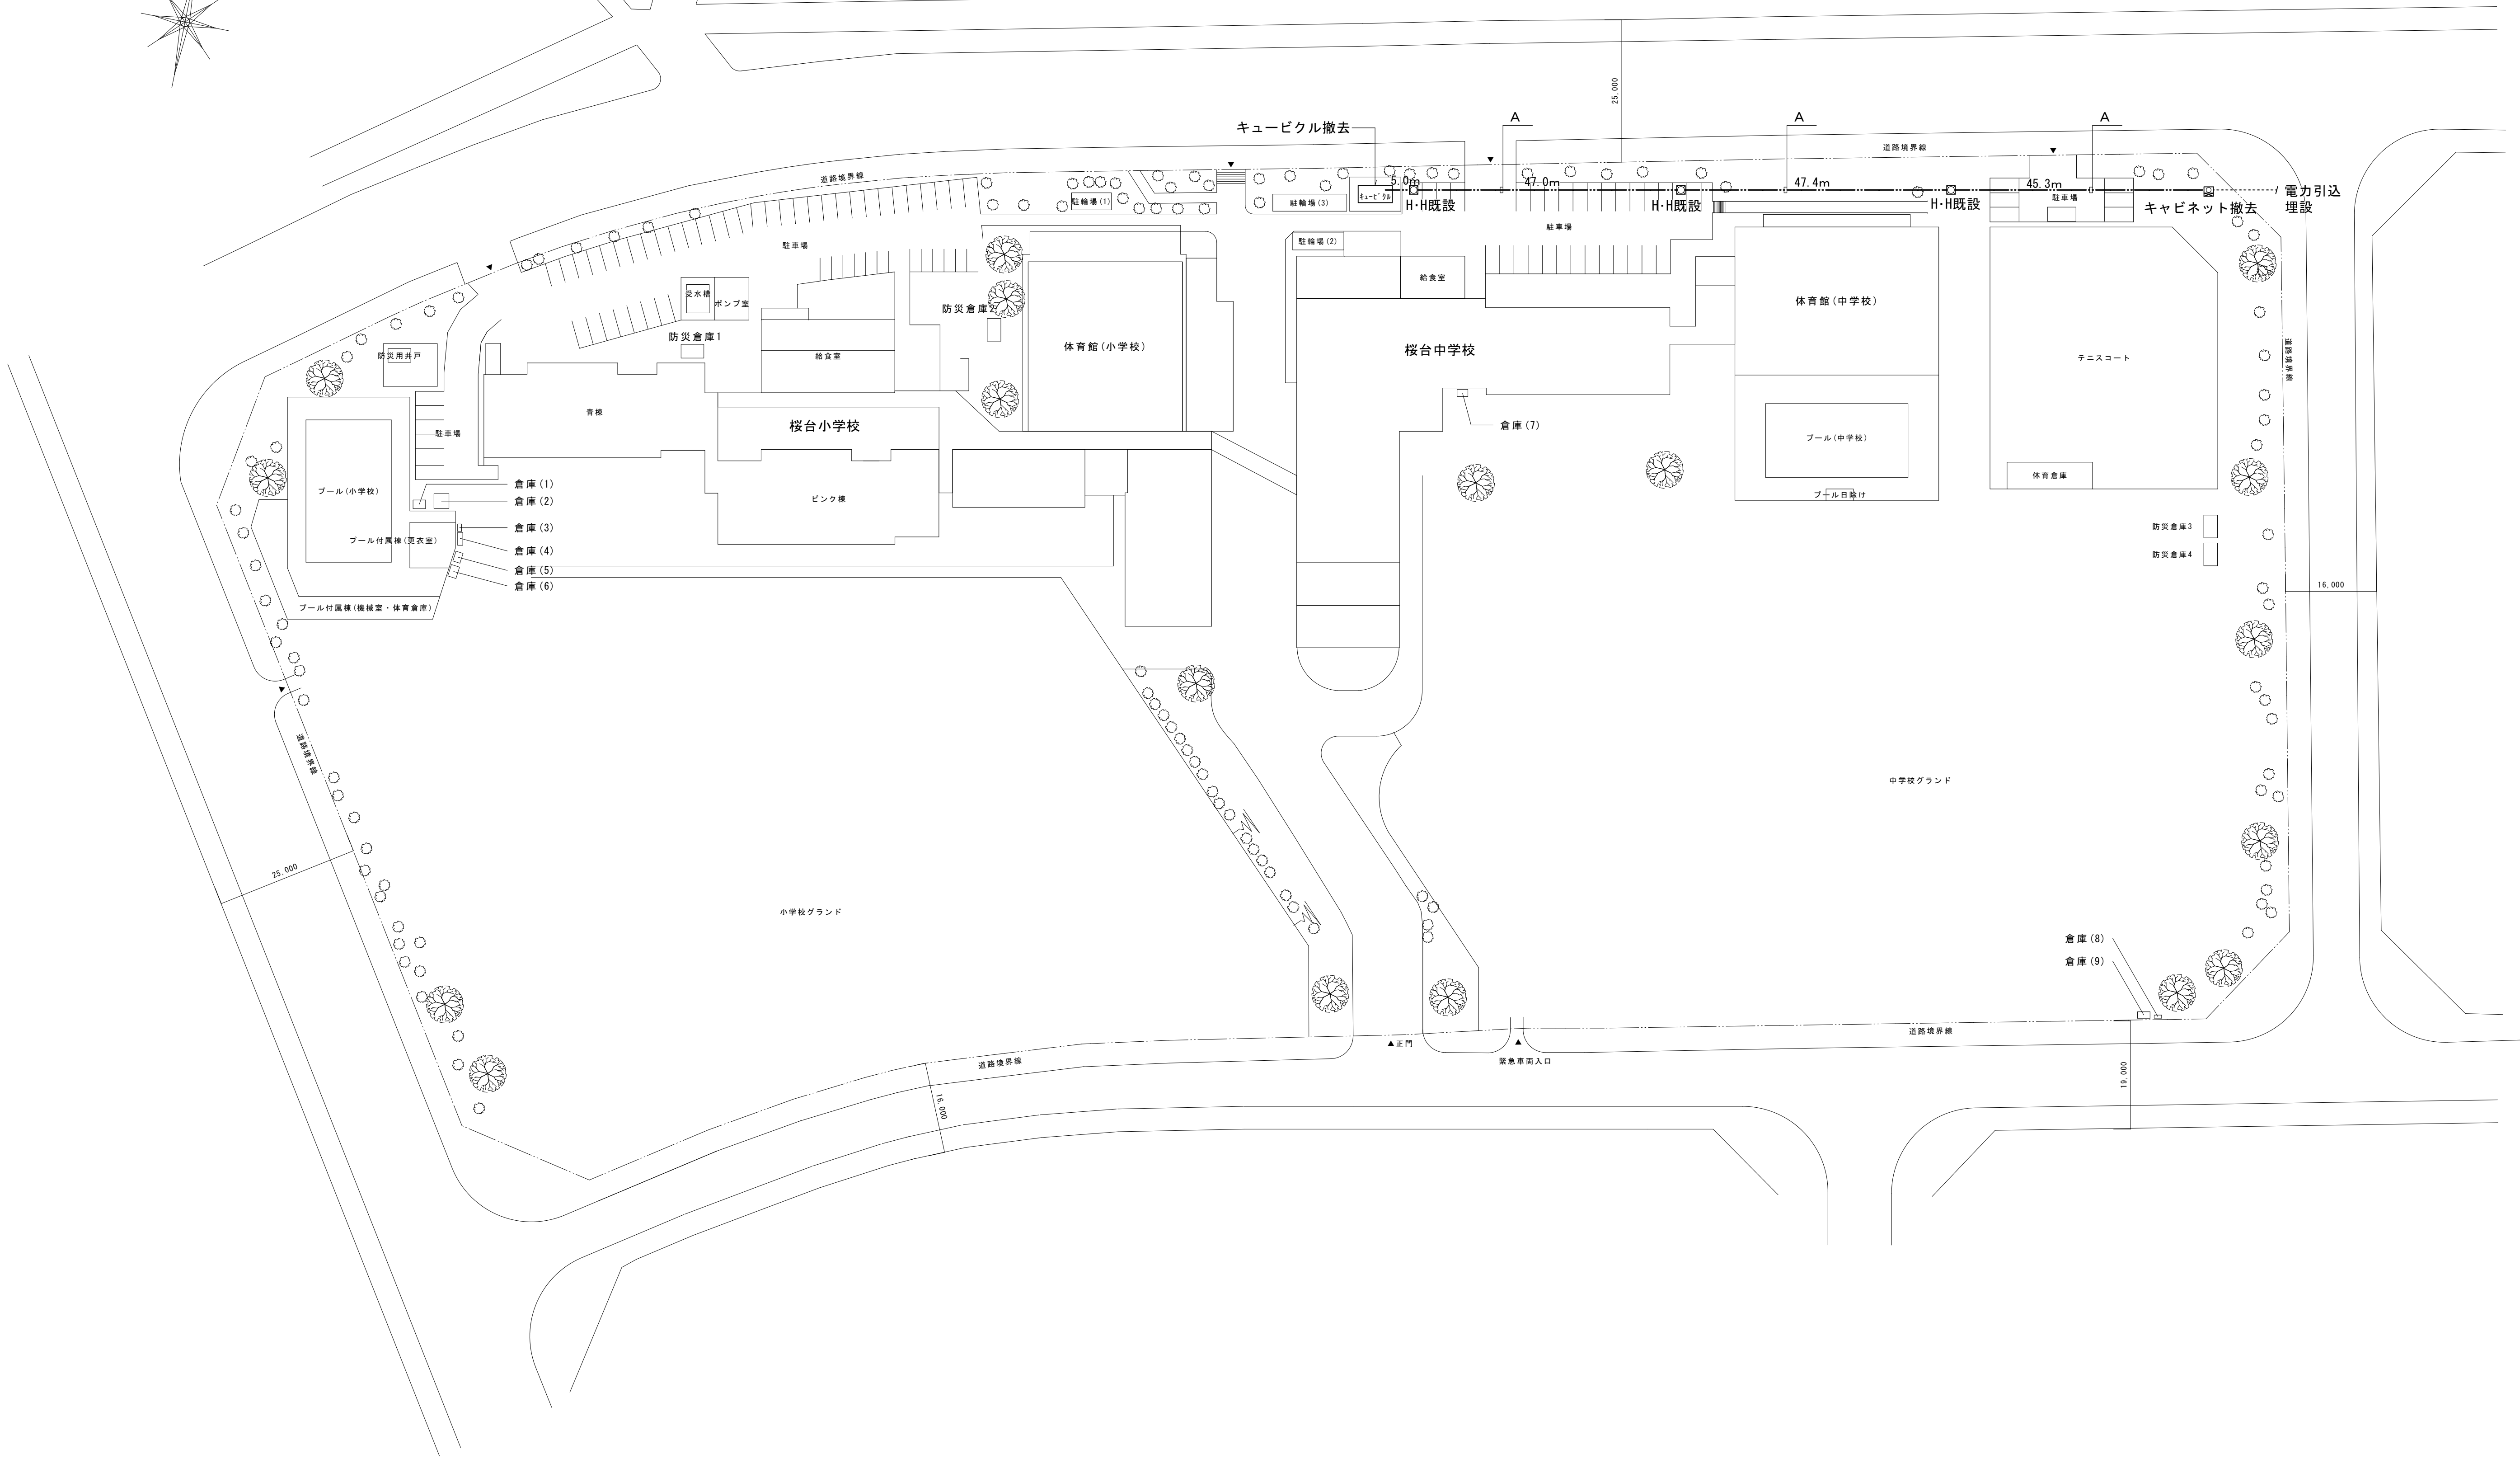

配置図 1/800



一級建築士事務所 〈千葉県知事登録 第1-2101-3267号〉
株式会社 竹江設計事務所
TAKEE ARCHITECT OFFICE CORPORATION
千葉県鎌ケ谷市西佐津間1-18-1 Tel 047(445)4064

_____	_____
_____	_____
_____	_____

・Drawn By _____ Date _____
・Checked By _____ Date _____
・Approved By _____ Date _____

企画・設計者／Plan & Designer

一級建築士 第233297号
竹江 文章

設計認印

物件作品名／Title

【継】桜台小学校校舎改修工事及び桜台中学校校舎一部改修工事


図面種別／Drawing

電力引込配置引込図（改修前）

縮尺／Scale
(A1) S=1/800
(A3) S=1/1600

図面番号／No.

E-003

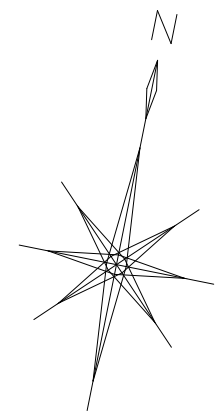

キュービクル移設による引込工事


B	6kV EM-CET38	(FEP80)	予備管新設
	EM-CE3.5-2C	(FEP80)	電線管新設
	EM-CEE2-2C	(PE54)	電線管新設

ケーブル・電線管共新設

ケーブル引替え工事（掘削は無し）

A	6kV EM-CET38	(PE104)	予備管とする
	EM-CE3.5-2C	(PE104)	既設予備管使用
	EM-CEE2-2C	(PE54)	既設管使用

ケーブル新設、電線管再使用
ハンドホールは既設再使用

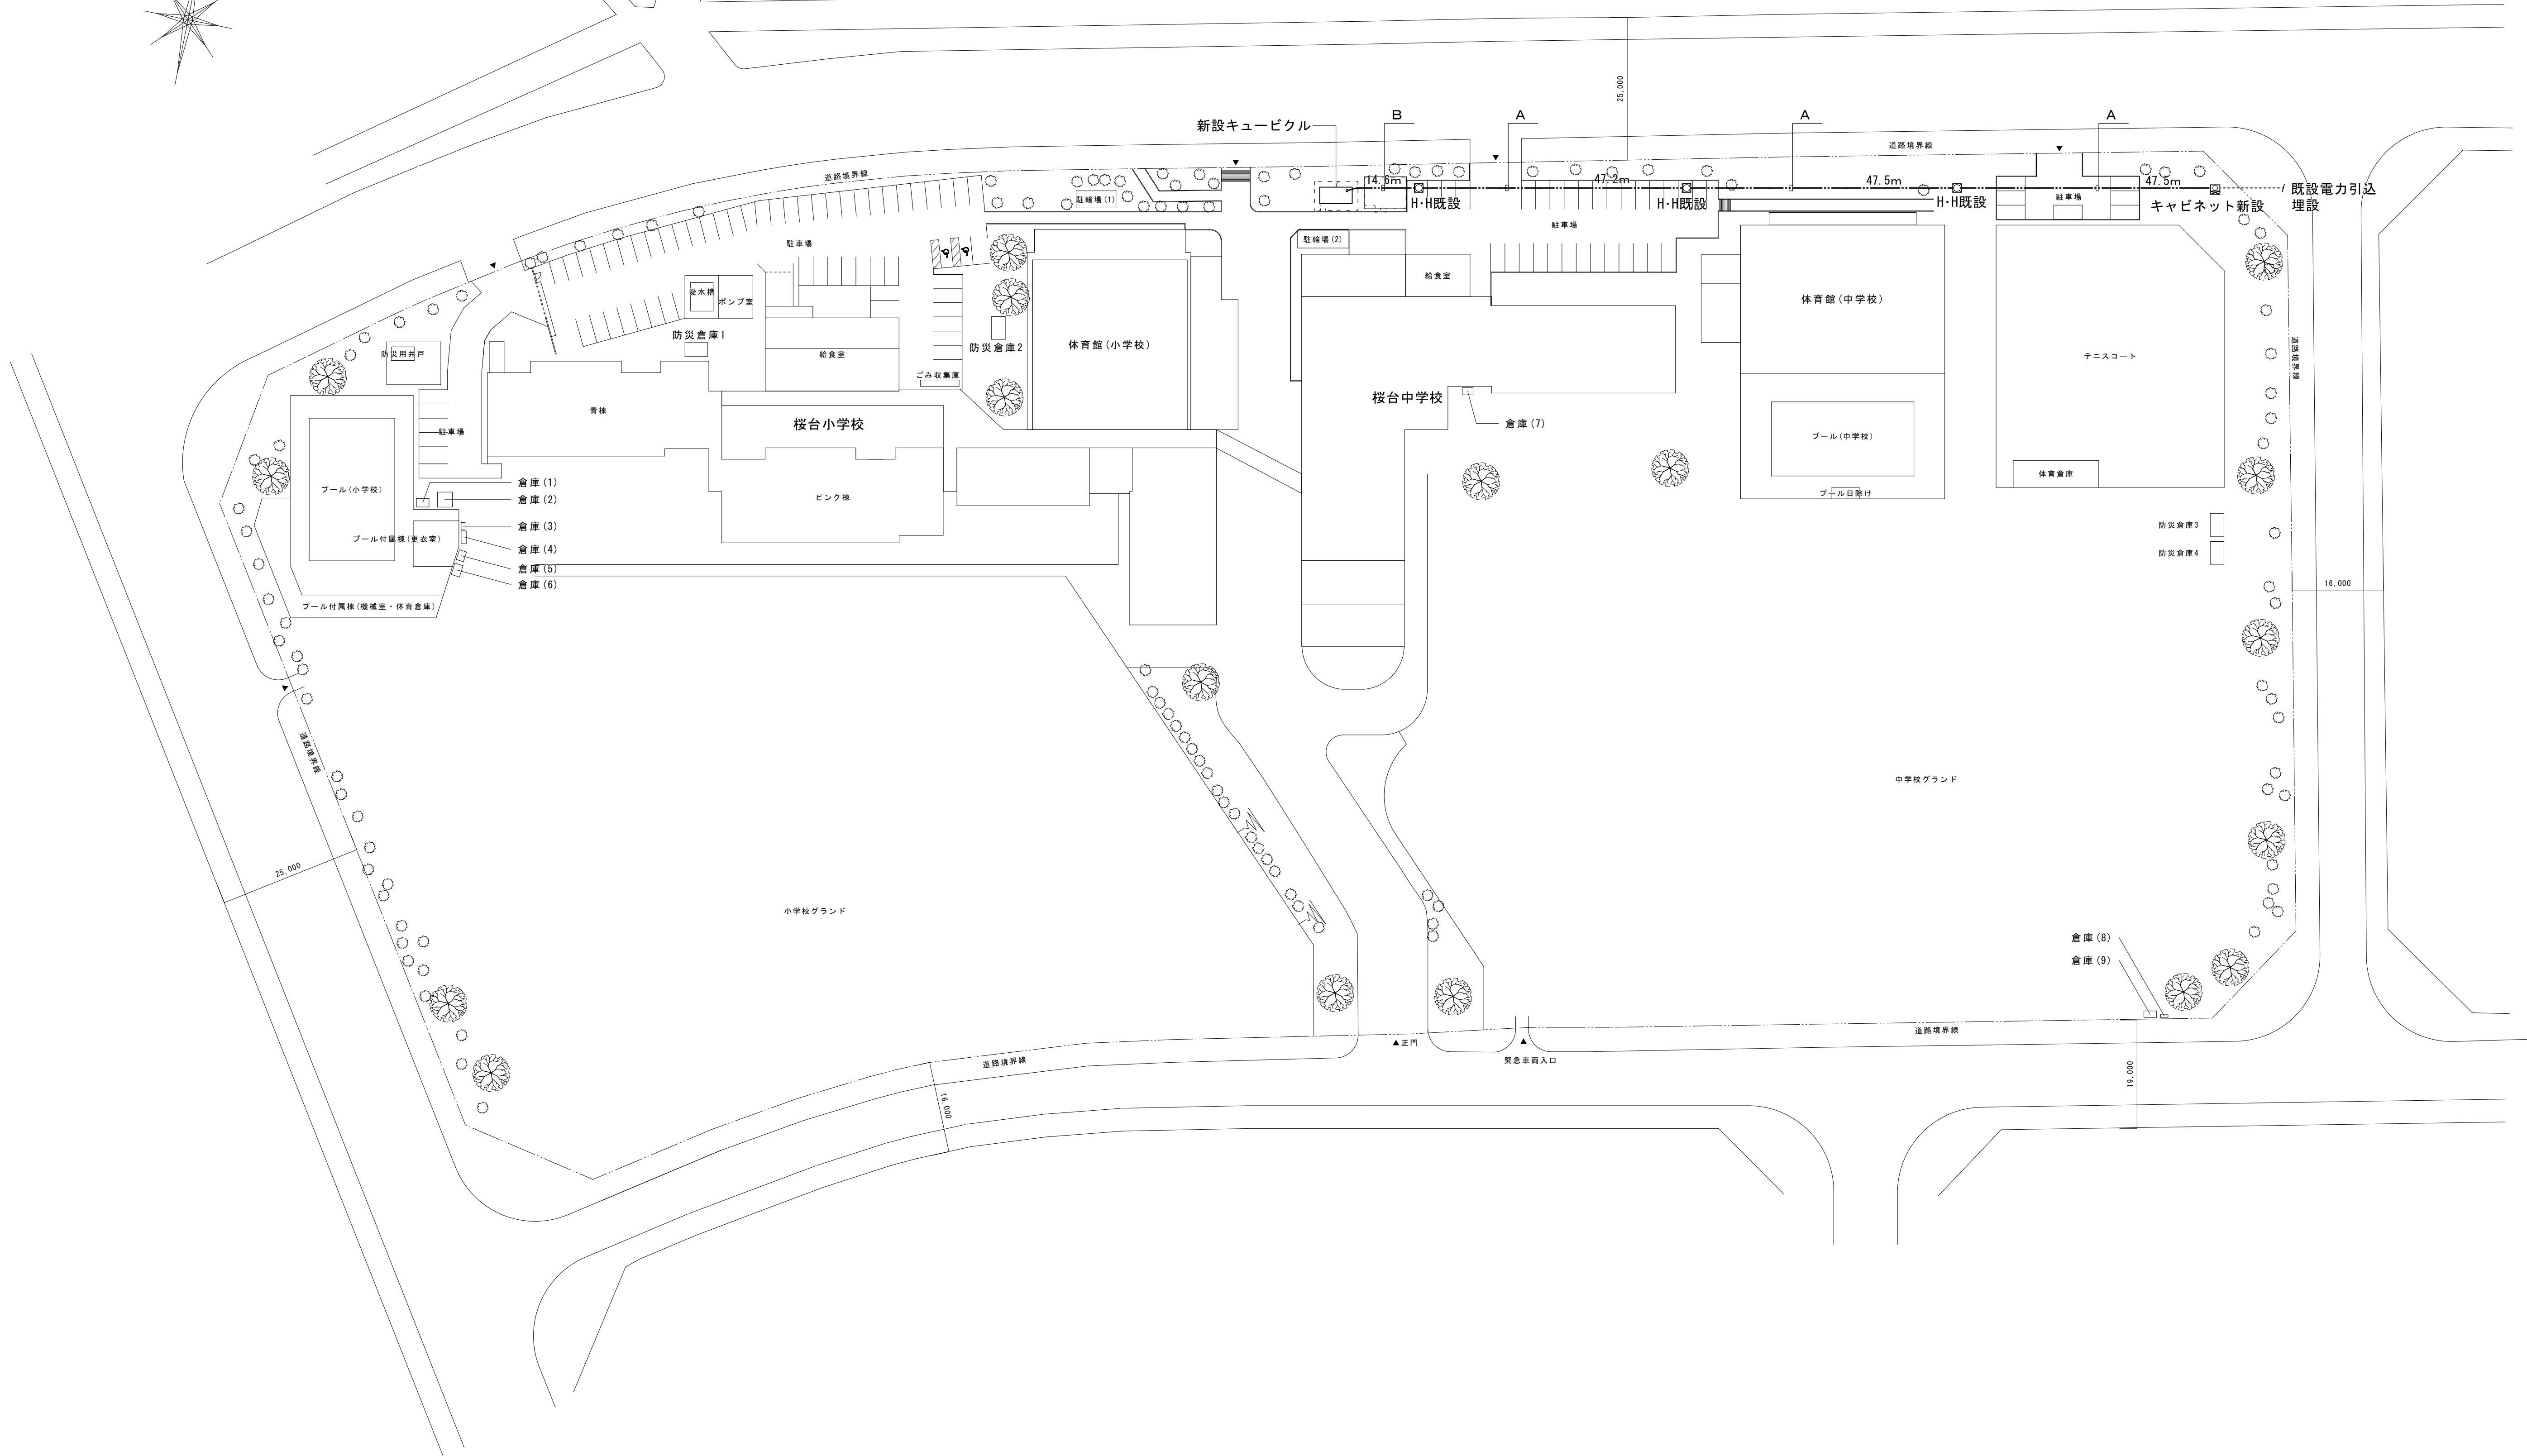

配置図 1/800



一級建築士事務所 〈千葉県知事登録 第1-2101-3267号〉
株式会社 竹江設計事務所
TAKEE ARCHITECT OFFICE CORPORATION
千葉県鎌ヶ谷市西佐津間1-18-1 Tel 047(445)4064

・Drawn By _____ Date _____
・Checked By _____ Date _____
・Approved By _____ Date _____

企画・設計者／Plan & Designer

一級建築士 第233297号
竹江 文章

設計認印

物件作品名／Title

【継】桜台小学校校舎改修工事及び桜台中学校校舎一部改修工事




図面種別／Drawing

電力引込配置引込図（改修後）

縮尺／Scale
(A1) S=1/800
(A3) S=1/1600

図面番号／No.

E-004

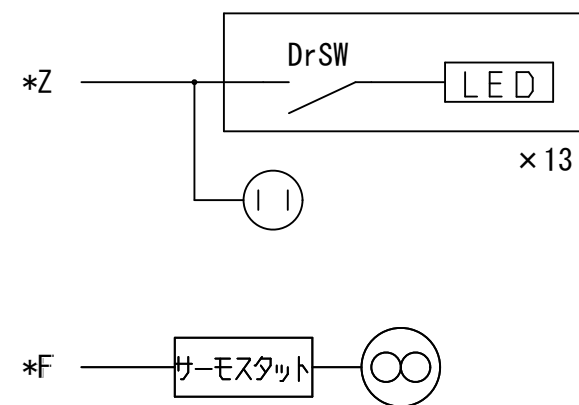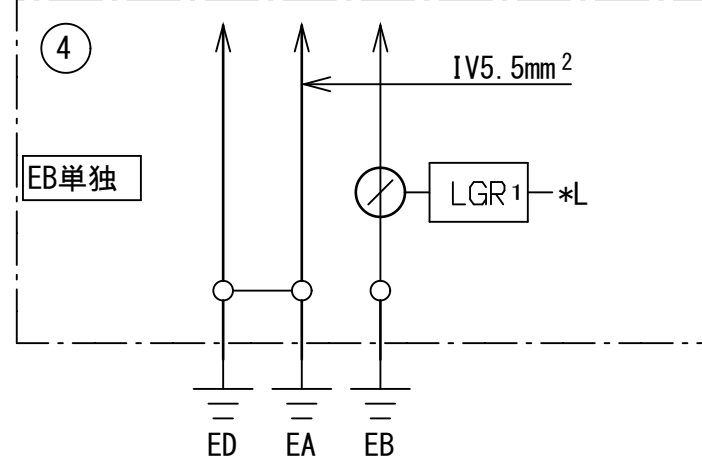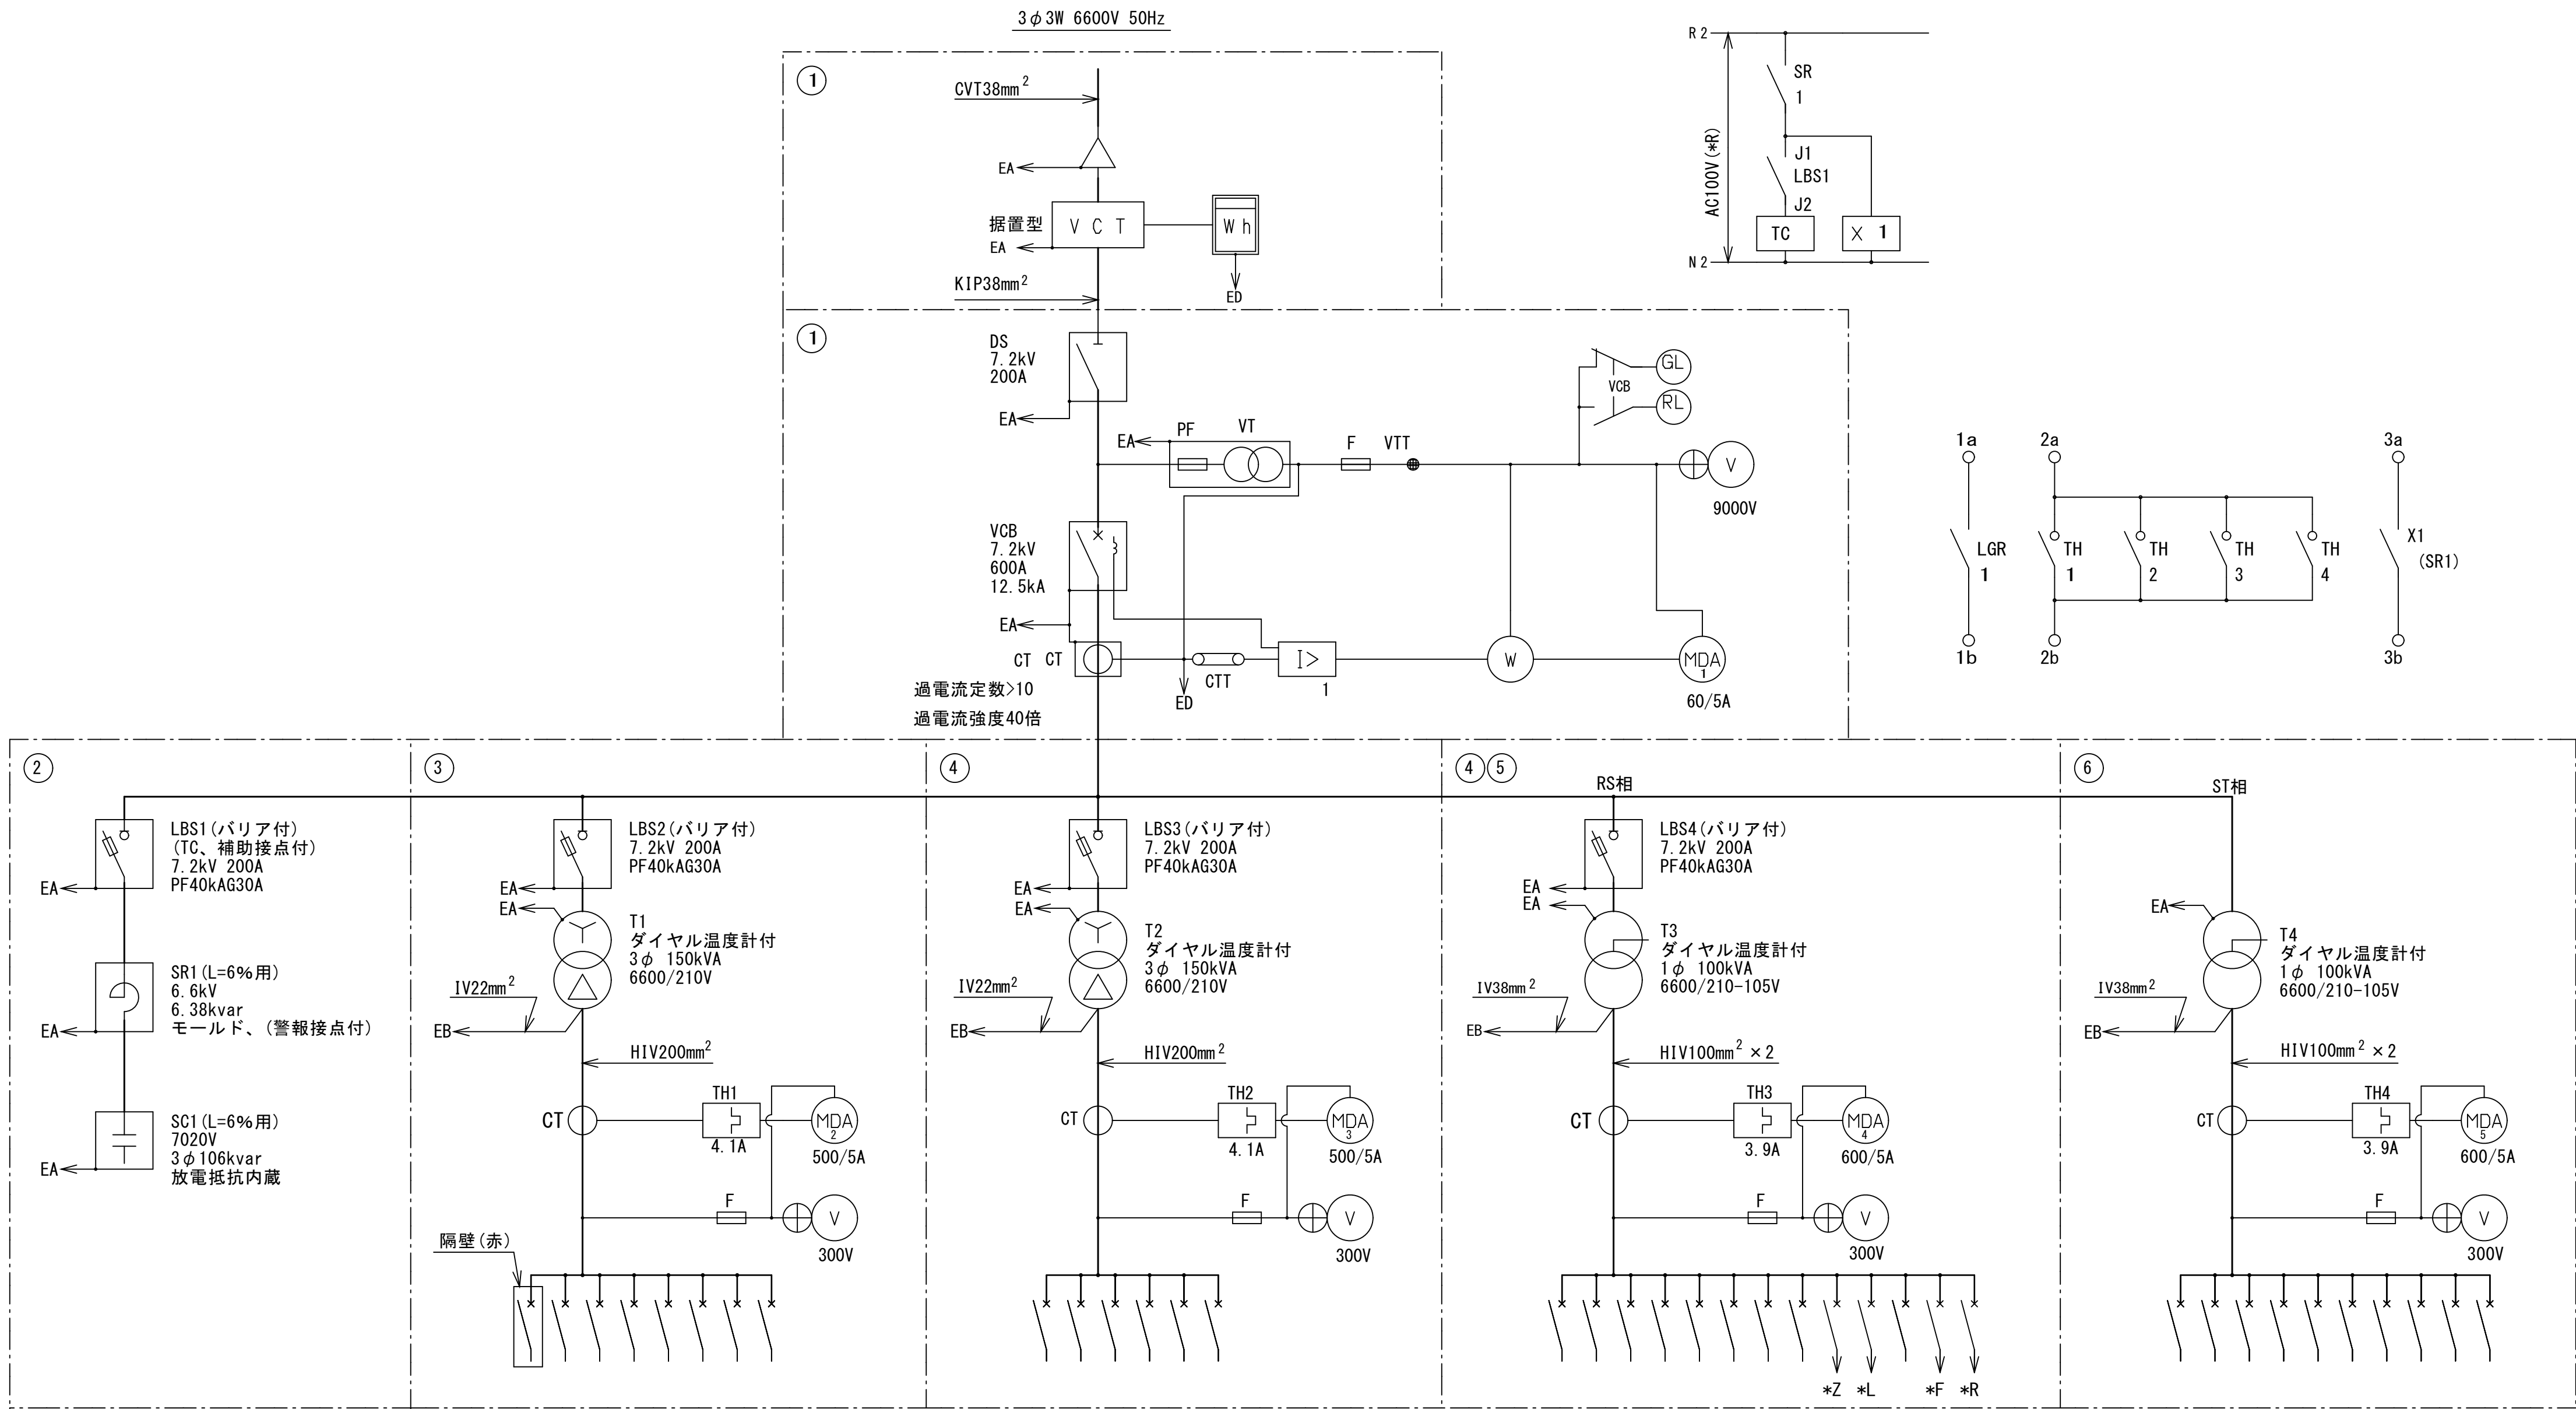

No	遮断器 P AF/AT	電圧 スペース	負荷名称	サイズ mm ²
1A	MCB3P 100/100		屋内消火栓	14
1B	MCB3P 225/125		SLP-1-1・他	38
1C	MCB3P 50/ 50		SLP-3-1, 5LP-3-2	14
1D	MCB3P 50/ 50		SLP-2-1, 5LP-2-2	14
1E	MCB3P 50/ 50		舞台装置	14
1F	MCB3P 225/225		SP-1-1	60
1G	MCB3P 225/225		SP-1-2	60
1H	MCB3P 225/225		予備	

(小学校)
給食センター方式にすることにより厨房機器の動力負荷がなくなり、新たにELVが追加される。ブレーカー及び幹線ケーブルサイズが小さくなる
MCB3P 400AF/400AT→225AF/125AT に変更
ケーブルサイズ 250mm² → 38mm² に変更

No	遮断器 P AF/AT	電圧 スペース	負荷名称	サイズ mm ²
2A	MCB3P 50/ 50		LP-1-2・他	14
2B	MCB3P 50/ 50		LP-1-1・他	14
2C	MCB3P 225/200		予備	
2D	MCB3P 225/225		P-1-1・他	60
2E	MCB3P 100/100		LP-3-2・他	60
2F	MCB3P 225/225		予備	

(中学校)
給食センター方式にすることにより厨房機器の動力負荷がなくなる為予備とする。

No	遮断器 P AF/AT	電圧 スペース	負荷名称	サイズ mm ²
3A	MCB3P 225/225		SL-1-1・他	200
3B	MCB3P 225/150		SLP-1-1・他	60
3C	MCB3P 225/225		SL-1-2・他	150
3D	MCB3P 225/225		SL-1-3・他	200
3E	MCB3P 225/225		SL-1-5	150
3F	MCB3P 50/ 50		SL-1-6, SL-1-7	22
3G	MCB3P 50/ 50		SL-1-外	22
3H	MCB3P 100/100		予備	
a	MCB2P 50/ 20	100V	照明・コンセント用電源	
b	MCB2P 50/ 20	100V	所内業務用電源	
c	MCB2P 50/ 20	100V	地絡継電器用電源	
d	MCB2P 50/ 20	100V	換気扇用電源	
e	MCB2P 50/ 20	100V	SC系統用制御電源	

No	遮断器 P AF/AT	電圧 スペース	負荷名称	サイズ mm ²
4A	MCB3P 225/225		LP-1-2・他	60
4B	MCB3P 100/100		L-1-1	22
4C	MCB3P 225/225		LP-1-1	100
4D	MCB3P 100/100		LP-1-4	22
4E	MCB3P 100/100		LP-1-3	60
4F	MCB3P 225/225		LP-2-2・他	60
4G	MCB3P 225/225		LP-2-1・他	100
4H	MCB3P 225/225		L-2-4	100
4I	MCB3P 100/100		LP-3-2・他	60
4J	MCB3P 100/100		予備	

消防認定品



一級建築士事務所 〈千葉県知事登録 第1-2101-3267号〉
株式会社 竹江設計事務所
TAKEE ARCHITECT OFFICE CORPORATION
千葉県鎌ヶ谷市西佐津間1-18-1 Tel 047(445)4064

・Drawn By _____ Date _____
・Checked By _____ Date _____
・Approved By _____ Date _____

企画・設計者/Plan & Designer
一級建築士 第233297号
竹江 文章

設計認印

物件作品名/Title

【継】桜台小学校校舎改修工事及び桜台中学校校舎一部改修工事


図面種別/Drawing

高圧受電設備単線結線図


縮尺/Scale
(A1) S=NS
(A3) S=NS

図面番号/No.


E-005

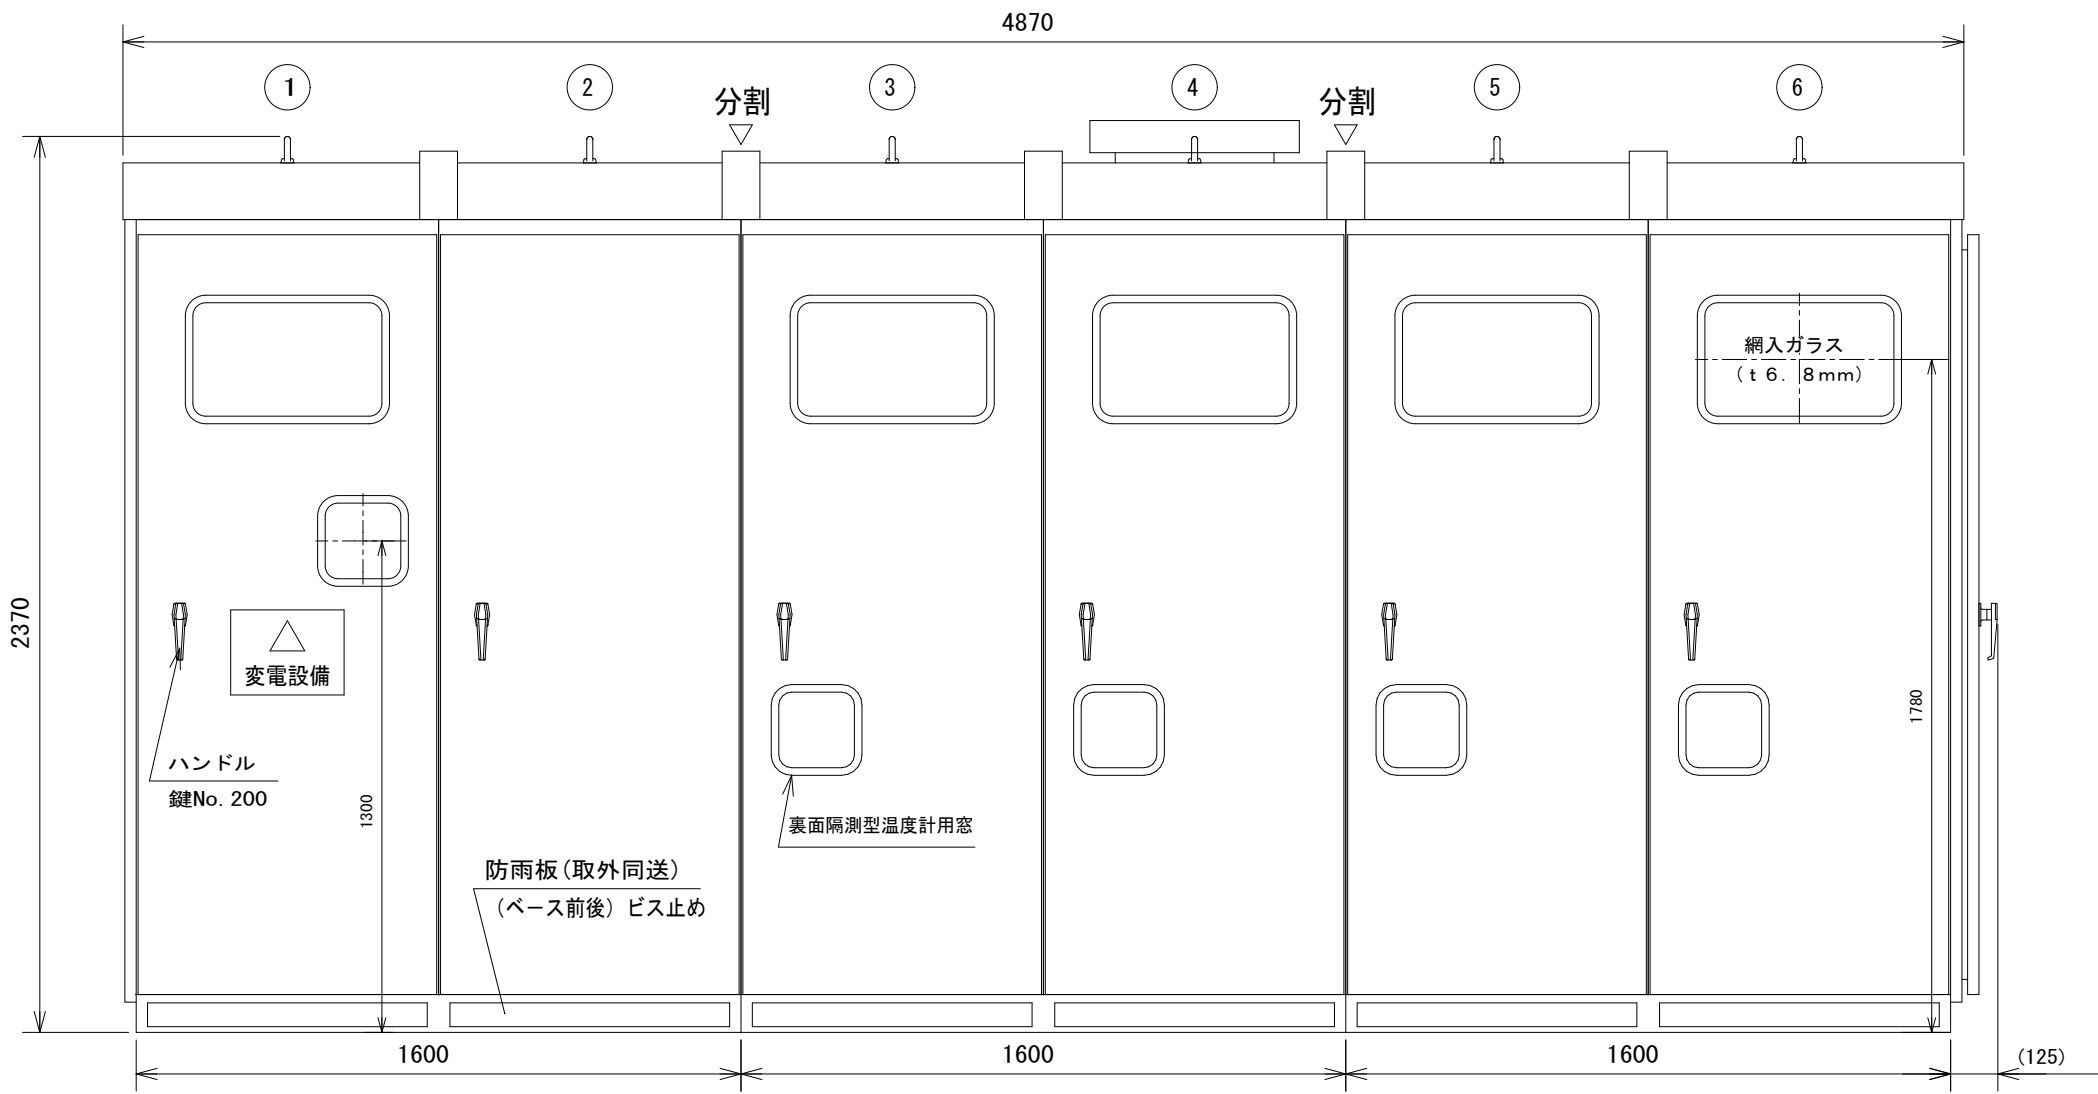

キュービクル式高圧受電設備外形図

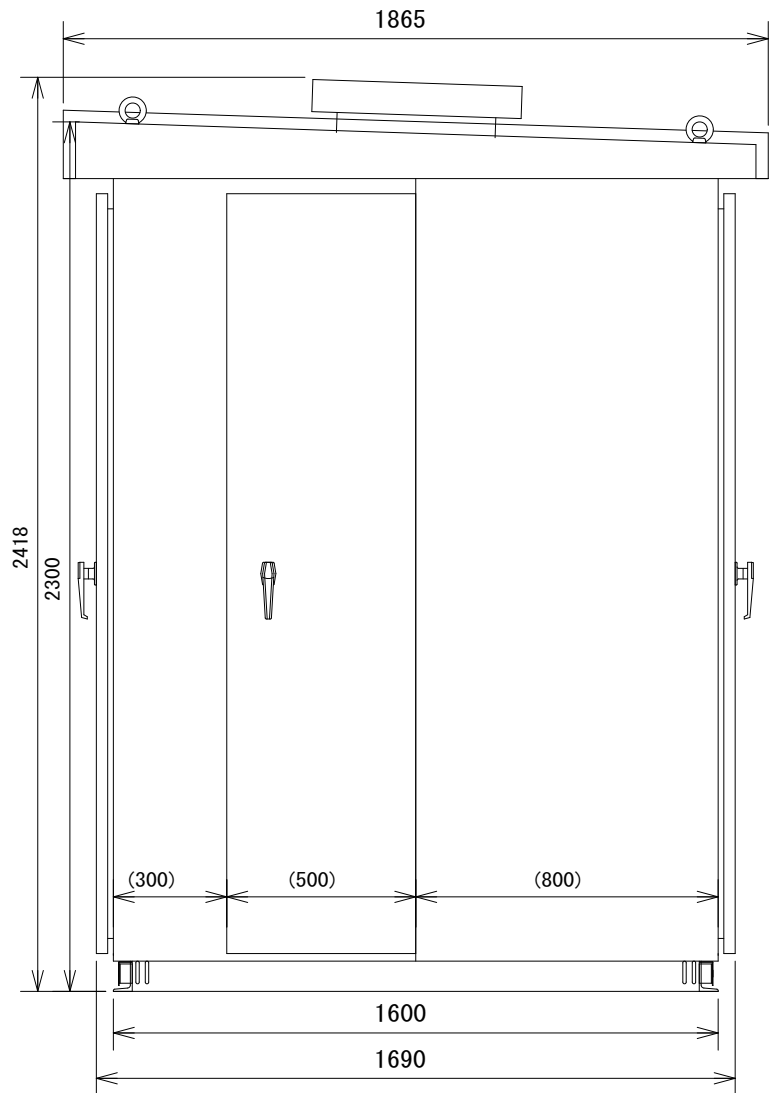

キュービクル式高圧受電設備側面図

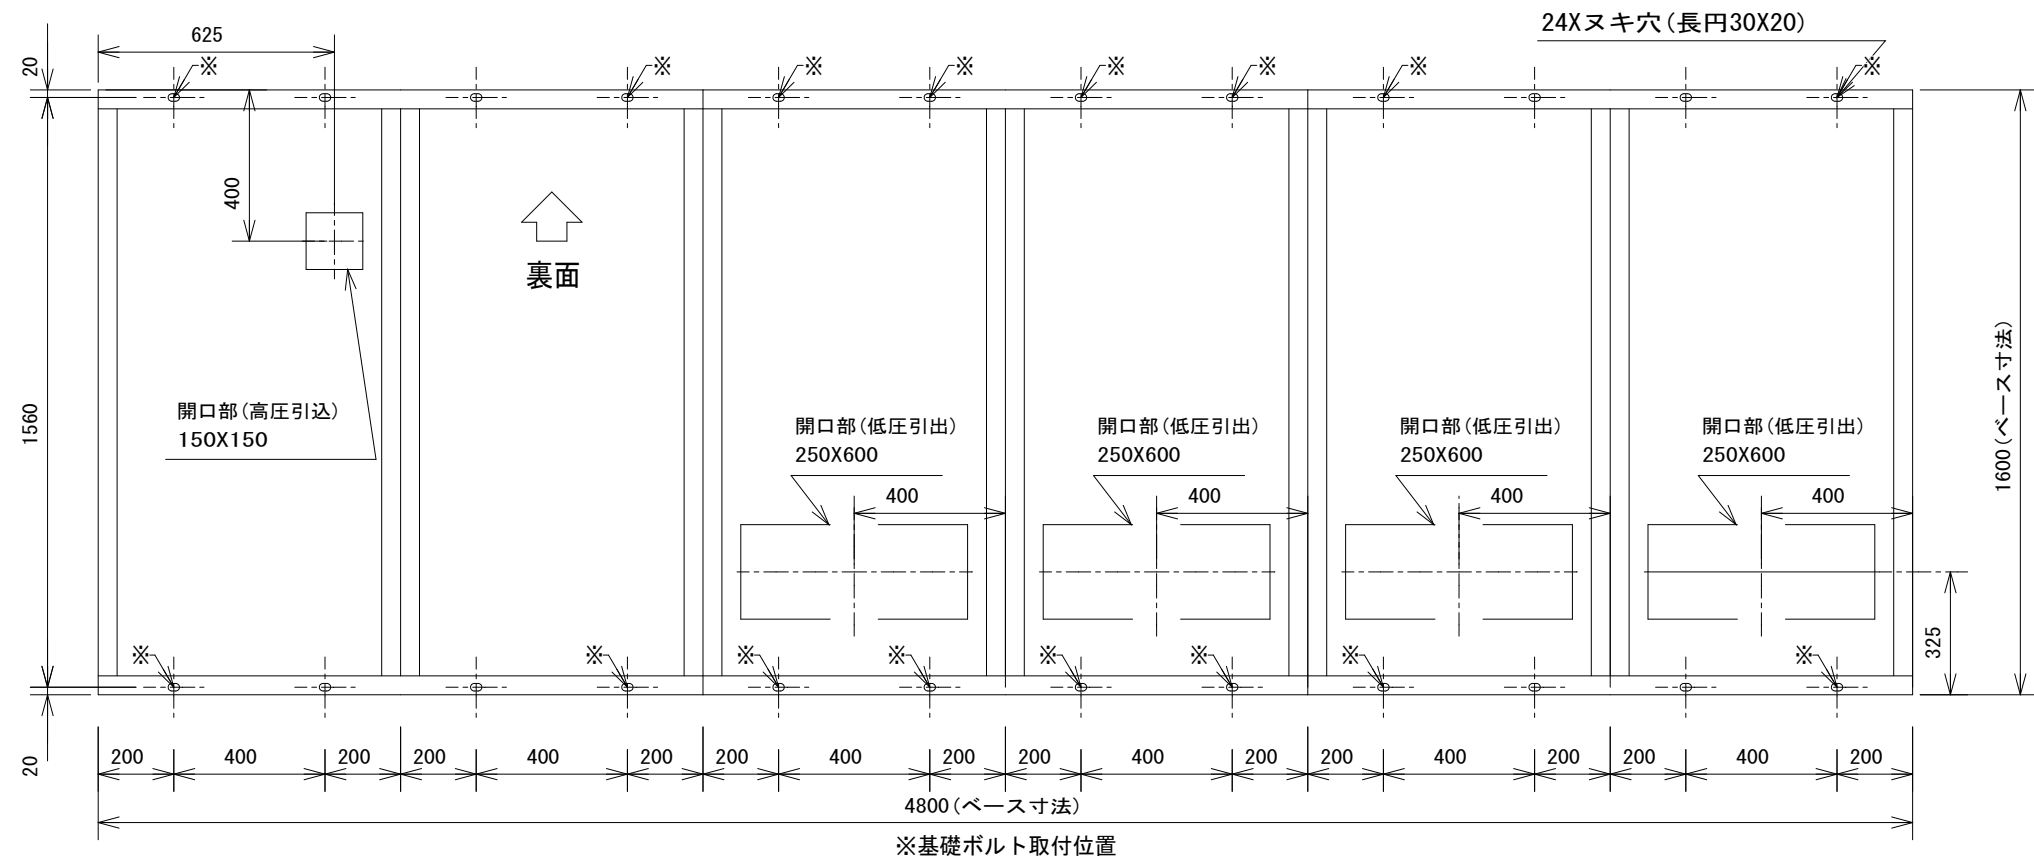

ベース 溶融亜鉛メッキ（塗装なし）

付属・予備品リスト		
補修塗料	ライトベージュ	1
ジスコン棒	1m	1
取扱説明書		一式
ハンドルキー		1
ヒューズ	3A スナイリガラス管	3 250V
ヒューズ	3A ガラス管	1 250V 高圧VT二次側用
圧着端子、絶縁キャップ		一式 プレーカ用

- 特記事項
- ・高圧引込CH 屋外：差込耐塩型 屋内：キュービクル用ゴムストレーション型（色別相表示表記）
 - ・高圧引込ケーブル両端のCH付近にシュリンクバック対策を施す
 - ・各高圧機器の副銘板を盤裏面に貼り付ける
 - ・下記箇所に感熱表示ラベルを貼り付ける
 - ・断路器（接触部、接続部、構造部）：65, 75, 90℃ 遮断器（端子、機械的接続部）：75, 110℃ 変成器（端子、本体）：75, 90℃
 - ・変圧器2次導体：75℃ コンデンサ・リアクトル（端子、本体）：75, 70℃ 母線接続部（銅より線）：90℃ 低圧遮断器接続部：75℃
 - ・変圧器本体および扉裏面に使用タップ・タップ変更年月を表示する
 - ・接地母線及び各変圧器B種接地線は、安全に漏れ電流測定できるように布設する
 - ・かつ変圧器B種接地線には「変圧器種別・容量・接地線太さ」の表示をする
 - ・各低圧分岐回路カバープレートの色は下記のとおりとする
 - ・一般動力：青、一般電灯：白、非常用：赤
 - ・キュービクル扉内側の必要箇所に、充電部保護用の透明アクリル保護板を設けることとし、「高電圧危険」（赤）の表示を行い、容易に取外し可能な構造にするとともに、取付位置判別用の表示を設ける
 - ・外装ビス類はSUS製とする
 - ・消防認定品とする



一級建築士事務所 〈千葉県知事登録 第1-2101-3267号〉
株式会社 竹江設計事務所
TAKEE ARCHITECT OFFICE CORPORATION
千葉県鎌ケ谷市西佐津間1-18-1 Tel 047(445)4064

・Drawn By _____ Date _____
・Checked By _____ Date _____
・Approved By _____ Date _____

企画・設計者／Plan & Designer

一級建築士 第233297号
竹江 文章

設計認印

物件作品名／Title

【継】桜台小学校校舎改修工事及び桜台中学校校舎一部改修工事


図面種別／Drawing

高圧受電設備外形姿図

縮尺／Scale
(A1) S=1/20
(A3) S=1/40

図面番号／No.

E-006

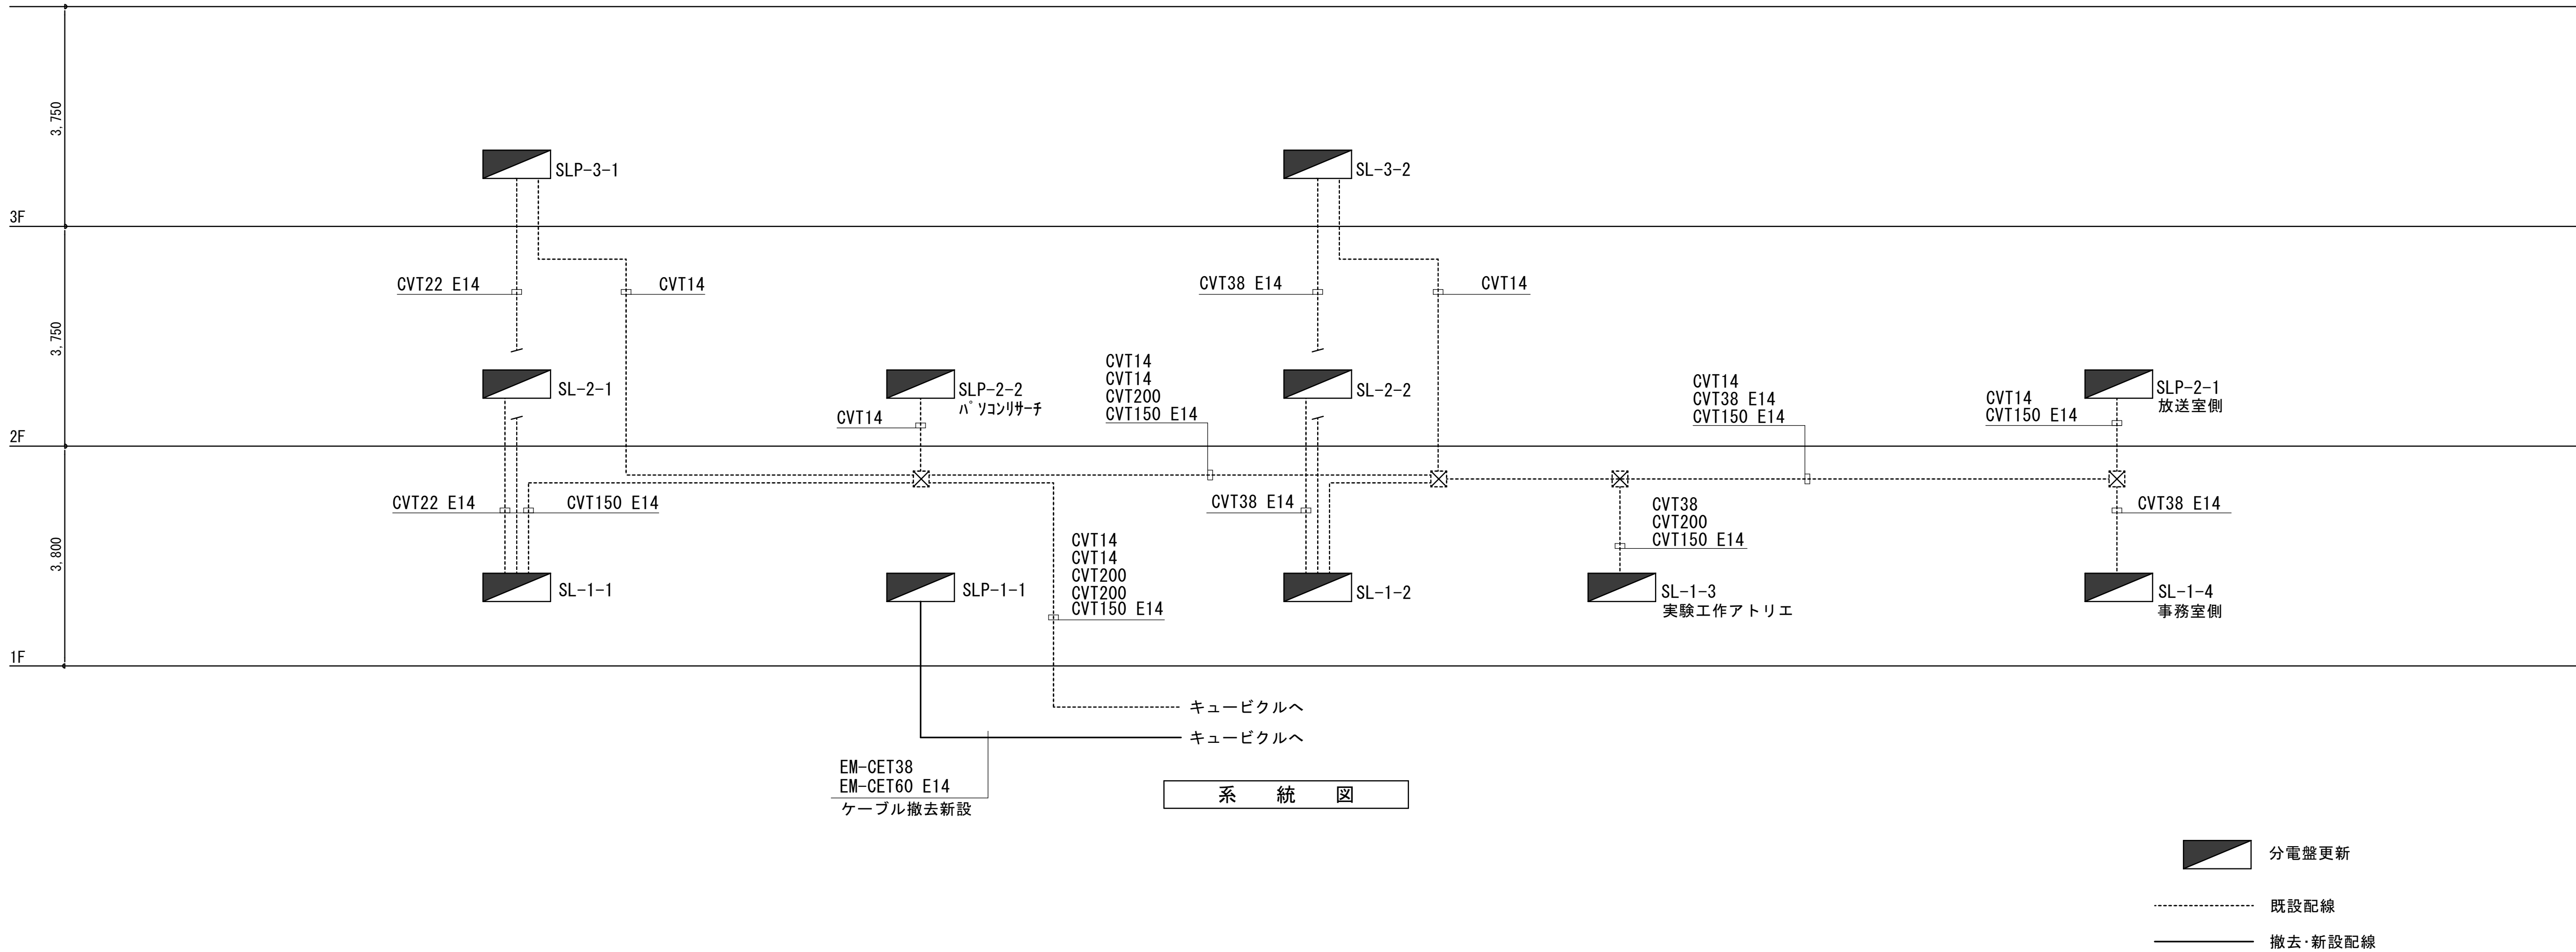

一級建築士事務所 〈千葉県知事登録 第1-2101-3267号〉
株式会社 竹江設計事務所
TAKEE ARCHITECT OFFICE CORPORATION
千葉県鎌ヶ谷市西佐津間1-18-1 Tel 047(445)4064

・Drawn By	Date
・Checked By	Date
・Approved By	Date

企画・設計者／Plan & Designer
一級建築士 第233297号
竹江 文章

設計認印

物件作品名／Title

桜台小学校校舎改修工事及び桜台中学校校舎一部改修工事

図面種別／Drawing

幹線系統図 小学校

縮尺／Scale
(A1) S=1/200
(A3) S=1/400

図面番号／No.

E-007

小学校1階
SL-1-4

低圧電灯盤より
1φ3W, 210/105V
CVT150sq E14sq

屋内銅板製 壁埋込

容量 (VA)	定格電流	供給室名	回路番号	回路番号	供給室名	定格電流	容量 (VA)
	MCB 1P20A	事務室・廊下1 電灯	①	②	電灯 昇降口・職員玄関	MCB 1P20A	
	MCB 1P20A	ホール・倉庫 電灯	③	④	電灯 保健室	MCB 1P20A	
	MCB 1P20A	予備	⑤	⑥	予備	MCB 1P20A	
	ELB 1P20A	吹抜け 電灯	1	2	リモコントランス	ELB 1P20A	
	ELB 1P20A	レントゲン	3	4	空調機	ELB 1P20A	
	ELB 1P20A	予備	5	6	予備	ELB 1P20A	
	ELB 1P20A	ホール・倉庫 コンセント	A	B	コンセント 事務室	ELB 1P20A	
	ELB 1P20A	電話主装置 コンセント	C	D	コンセント 廊下・保健室	ELB 1P20A	
	ELB 1P20A	コンセント	E	F	静養室空調機	ELB 1P20A	540
	ELB 1P20A	予備	G	H	予備	ELB 1P20A	
	S-R					S-R	
	S-N					N-R	

SL-1-1 小学校1階
SL-1-2 小学校1階
SL-2-1 小学校2階
SL-2-2 小学校2階
SLP-3-1 小学校3階
SLP-3-2 小学校3階

低圧電灯盤より
1φ3W, 210/105V
CVT150sq E14sq

屋内銅板製 壁埋込

		5L-2-2送り					5LP-3-2送り							
				MCB3P 50AF/50AT										
				NT										
				▽▽										
				▽										
				▽										
	リモコントランス	リモコンリレー	T/U
SL-1-1	1	6	2
SL-1-2	1	9	3
SL-2-1	1	7	2
SL-2-2	1	7	2
SLP-3-1	1	7	2
SLP-3-2	1	7	2

SLP-2-1 小学校2階
SLP-2-2 小学校2階

低圧電灯盤より
1φ3W, 210/105V
CVT22sq E14sq

屋内銅板製 壁埋込

				5L-2-1送り				5LP-3-1送り			
				MCB3P 50AF/50AT							
容量 (VA)	定格電流	供給室名	回路 番号				回路 番号	供給室名	定格電流	容量 (VA)	
	MCB 1P20A	職員室 電灯	①	×	×		②	電灯 職員室	MCB 1P20A		
	MCB 1P20A	印刷・教材作成・相談室 電灯	③	×	×		④	電灯 校長室	MCB 1P20A		
	MCB 1P20A	校長室 電灯	⑤	×	×		⑥	電灯 用務員室・便所	MCB 1P20A		
	MCB 1P20A	放送・調整室 電灯	⑦	×	×		⑧	電灯 廊下1, 2・階段1	MCB 1P20A		
	MCB 1P20A	予備	⑨	×	×		⑩	予備	MCB 1P20A		
	ELB 1P20A	職員室 コンセント	Ⓐ	×	×		Ⓑ	コンセント 職員室	ELB 1P20A		
	ELB 1P20A	職員室 コンセント	Ⓒ	×	×		Ⓓ	コンセント 職員室	ELB 1P20A		
	ELB 1P20A	印刷・教材作成 コンセント	Ⓔ	×	×		Ⓕ	コンセント 印刷・教材作成	ELB 1P20A		
	ELB 1P20A	用務員室 コンセント	Ⓖ	×	×		Ⓖ	コンセント 放送室	ELB 1P20A		
	ELB 1P20A	調整室 コンセント	Ⓘ	×	×		Ⓙ	コンセント 多目的室	ELB 1P20A		
	ELB 1P20A	多目的室 コンセント	Ⓚ	×	×		Ⓛ	自火報	ELB 1P20A		
	ELB 1P20A	ヒューズヒーター	Ⓜ	×	×		Ⓝ	パネルヒーター	ELB 1P20A		
	ELB 1P20A	パネルヒーター	ⓐ	×	×		Ⓟ	パネルヒーター	ELB 1P20A		
	ELB 1P20A	非常放送	ⓠ	×	×		Ⓡ	コンセント	ELB 1P20A		
	ELB 1P20A	コンセント	ⓢ	×	×		Ⓣ	設備時計	ELB 1P20A		
	ELB 1P20A	電気時計	ⓤ	×	×		Ⓥ	コンセント 職員室	ELB 1P20A		
	ELB 1P20A	職員室 コンセント	Ⓦ	×	×		Ⓧ	多目的室空調換気扇	ELB 1P20A	535	
	ELB 1P20A	予備	Ⓨ	×	×		Ⓧ	予備	ELB 1P20A		
	ELB 1P20A	クッキングヒーター	①	200V	×	200V	②	校長室空調機	ELB 1P20A		
	ELB 1P20A	職員室空調機	③	200V	×	200V	④	予備	ELB 1P20A		
				NT							
										S-R	
										S-N	N-R

小学校1階
SLP-1-1

低圧電灯盤より
1φ3W, 210/105V
EM-CET60sq E14sq

低圧電灯盤より
3φ3W, 210V
EM-CET38sq E14sq

屋内銅板製 壁掛け

容量 (VA)	定格電流	供給室名	回路番号	回路番号	供給室名	定格電流	容量 (VA)
649	ELB 2P20A	GHP-1 空調機	1	2	予備	ELB 2P20A	
1,511	ELB 2P20A	ホール・配膳室・更衣休憩 電灯	①	②	電灯 会議室・多目的スペース	ELB 2P20A	910
1,000	ELB 2P20A	冷蔵庫	③	④	消毒保管庫	ELB 2P20A	1,500
450	ELB 2P20A	配膳室 コンセント	⑤	⑥	コンセント トイレ	ELB 2P20A	1,000
1,000	ELB 2P20A	多機能トイレ コンセント	⑦	⑧	オストメイト	ELB 2P20A	1,000
600	ELB 2P20A	会議室 コンセント	⑨	⑩	コンセント 多目的スペース	ELB 2P20A	600
450	ELB 2P20A	更衣・休憩室 コンセント	⑪	⑫	電灯 エレベーター	ELB 2P20A	
	ELB 2P20A	予備	⑬	⑭	予備	ELB 2P20A	
	ELB 2P20A	予備	⑮	⑯	予備	ELB 2P20A	
649	S-R					S-R	
5,011	S-N					N-R	5,010 10,670

容量 (KW)	定格電流	供給室名	回路番号	回路番号	供給室名	定格電流	容量 (KW)
6.0	MCB 3P40A	エレベーター	①	②	予備スペース		
		予備スペース	③	④	予備スペース		



一級建築士事務所 〈千葉県知事登録 第1-2101-3267号〉
株式会社 竹江設計事務所
TAKEE ARCHITECT OFFICE CORPORATION
千葉県鎌ヶ谷市西佐津間1-18-1 Tel 047(445)4064

・Drawn By _____ Date _____
・Checked By _____ Date _____
・Approved By _____ Date _____

企画・設計者/Plan & Designer
一級建築士 第233297号
竹江 文章

設計認印

物件作品名/Title

【継】桜台小学校校舎改修工事及び桜台中学校校舎一部改修工事

図面種別/Drawing

盤図1

縮尺/Scale
(A1) S=NS
(A3) S=NS

図面番号/No.

E-008

小学校1階
SL-1-3

SL-1-1より
1φ3W, 210／105V
CVT22sq E14sq

屋内銅板製 壁埋込

容量 (VA)	定格電流	供給室名	回路番号	回路番号	供給室名	定格電流	容量 (VA)
	MCB 1P20A	電灯	①	②	電灯	MCB 1P20A	1,280
	MCB 1P20A	電灯	③	④	予備	MCB 1P20A	1,200
	MCB 1P20A	予備	⑤	⑥	予備	MCB 1P20A	1,427
	ELB 2P20A	コンセント	⑧	⑦	コンセント	ELB 2P20A	800
	ELB 2P20A	コンセント	⑨	⑩	コンセント	ELB 2P20A	800
	ELB 2P20A	コンセント	⑪	⑫	コンセント	ELB 2P20A	400
	ELB 2P20A	コンセント	⑬	⑭	コンセント	ELB 2P20A	430
	ELB 2P20A	予備	⑮	⑯	予備	ELB 2P20A	
	S-R				S-R		
	S-N				N-R		

中学校1階
LP-1-4

低圧電灯盤より
1φ3W, 210／105V
EM-CET60sq E14sq

屋内銅板製 壁掛け

容量 (VA)	定格電流	供給室名	回路番号	回路番号	供給室名	定格電流	容量 (VA)
	ELB 2P20A	予備	①	②	予備	ELB 2P20A	
187	ELB 2P20A	会議室・多目的スペース 電灯	③	④	電灯 多機能トイレ・倉庫・更衣・配膳室	ELB 2P20A	322
1,000	ELB 2P20A	冷蔵庫	⑤	⑥	消毒保管庫	ELB 2P20A	1,500
600	ELB 2P20A	配膳室 コンセント	⑦	⑧	コンセント 会議室	ELB 2P20A	600
600	ELB 2P20A	多目的スペース コンセント	⑨	⑩	コンセント 多機能トイレ	ELB 2P20A	1,000
1,000	ELB 2P20A	オストメイト	⑪	⑫	コンセント トイレ	ELB 2P20A	1,000
600	ELB 2P20A	更衣・休憩室 コンセント	⑬	⑭	予備	ELB 2P20A	
	ELB 2P20A	予備	⑮	⑯	予備	ELB 2P20A	
	ELB 2P20A	予備	⑰	⑱	予備	ELB 2P20A	
	S-R				S-R		
3,987	S-N				N-R		4,422

外灯用分電盤
SL-1-外

低圧電灯盤より
1φ3W, 210／105V
CVT22sq E5.5sq

SUS製
屋外自立型

容量 (VA)	定格電流	供給室名	回路番号	回路番号	供給室名	定格電流	容量 (VA)
588	ELB 2P20A	屋外灯	①	②	屋外灯	ELB 2P20A	315
294	ELB 2P20A	屋外灯	③	④	予備	ELB 2P20A	
	S-R				S-R		
882	S-N				N-R		315

100V

手動自動

MC 1MC 2MC 3

①②③

自動点滅器



一級建築士事務所 〈千葉県知事登録 第1-2101-3267号〉
株式会社 竹江設計事務所
TAKEE ARCHITECT OFFICE CORPORATION
千葉県鎌ヶ谷市西佐津間1-18-1 Tel 047(445)4064

・Drawn By _____ Date _____
・Checked By _____ Date _____
・Approved By _____ Date _____

企画・設計者／Plan & Designer
一級建築士 第233297号
竹江 文章

設計認印

物件作品名／Title

【継】桜台小学校校舎改修工事及び桜台中学校校舎一部改修工事



図面種別／Drawing

盤図2



縮尺／Scale
(A1) S=NS
(A3) S=NS

図面番号／No.

E-009

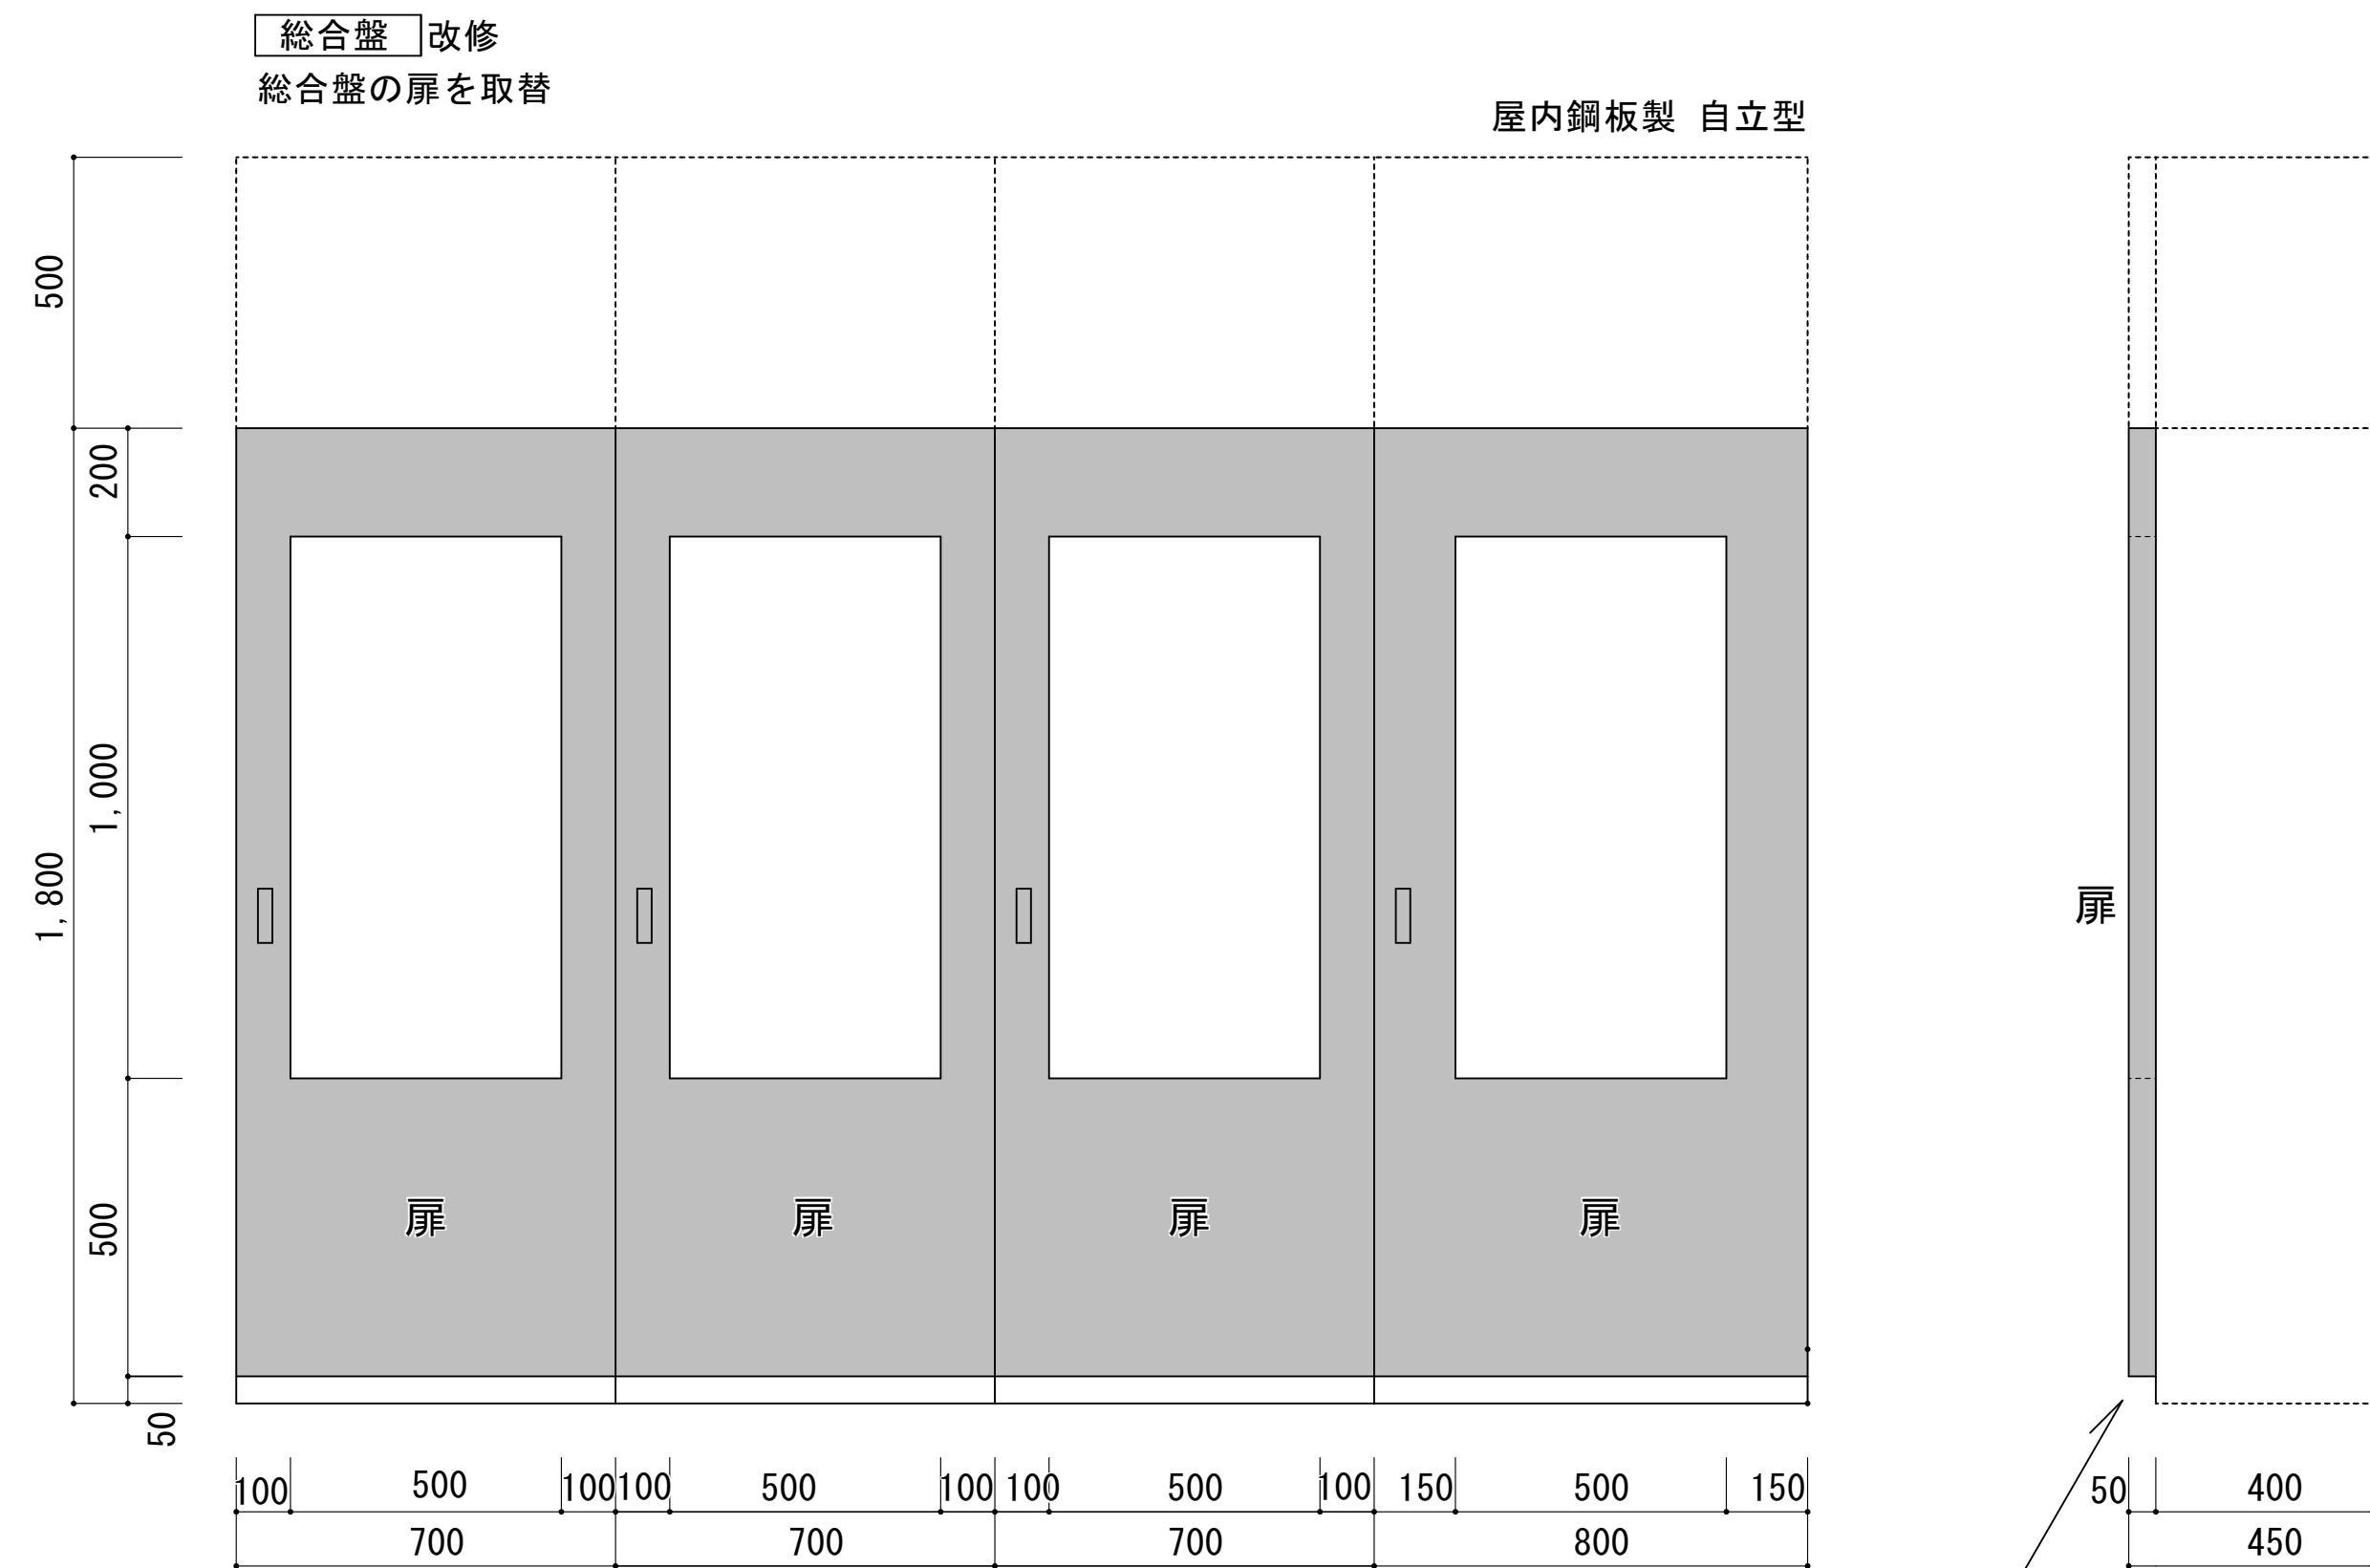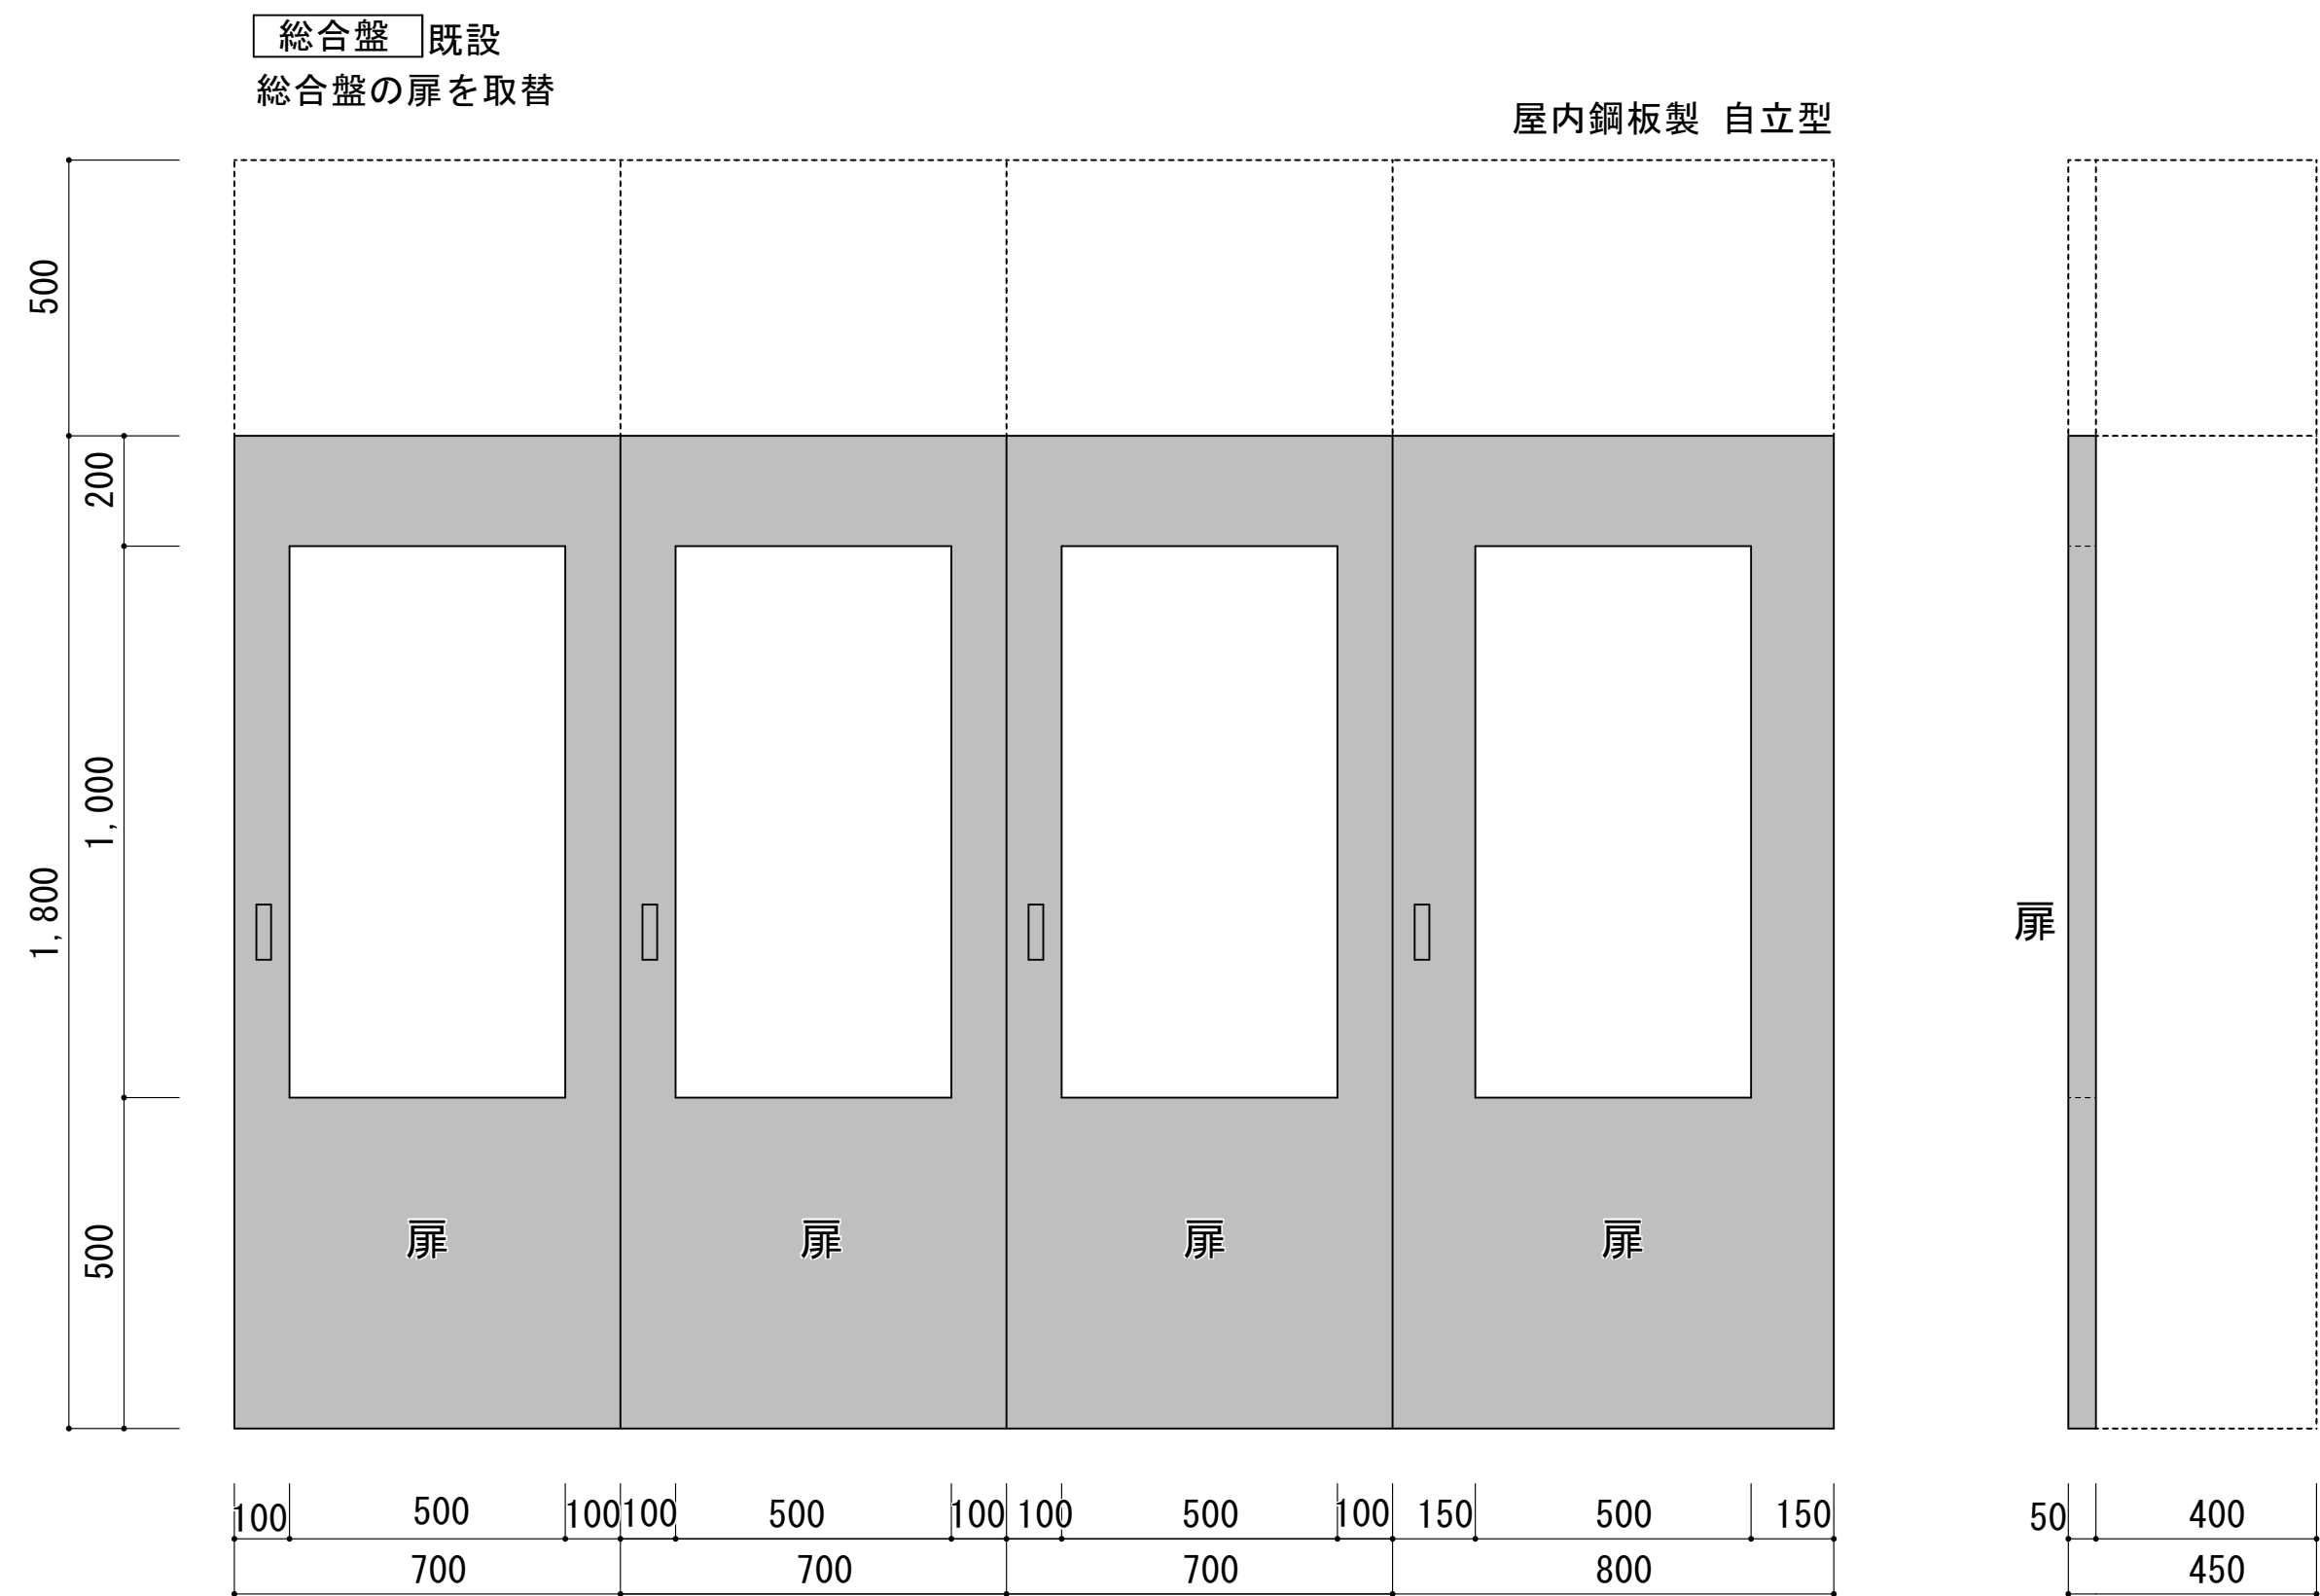

底面を50mm短くする

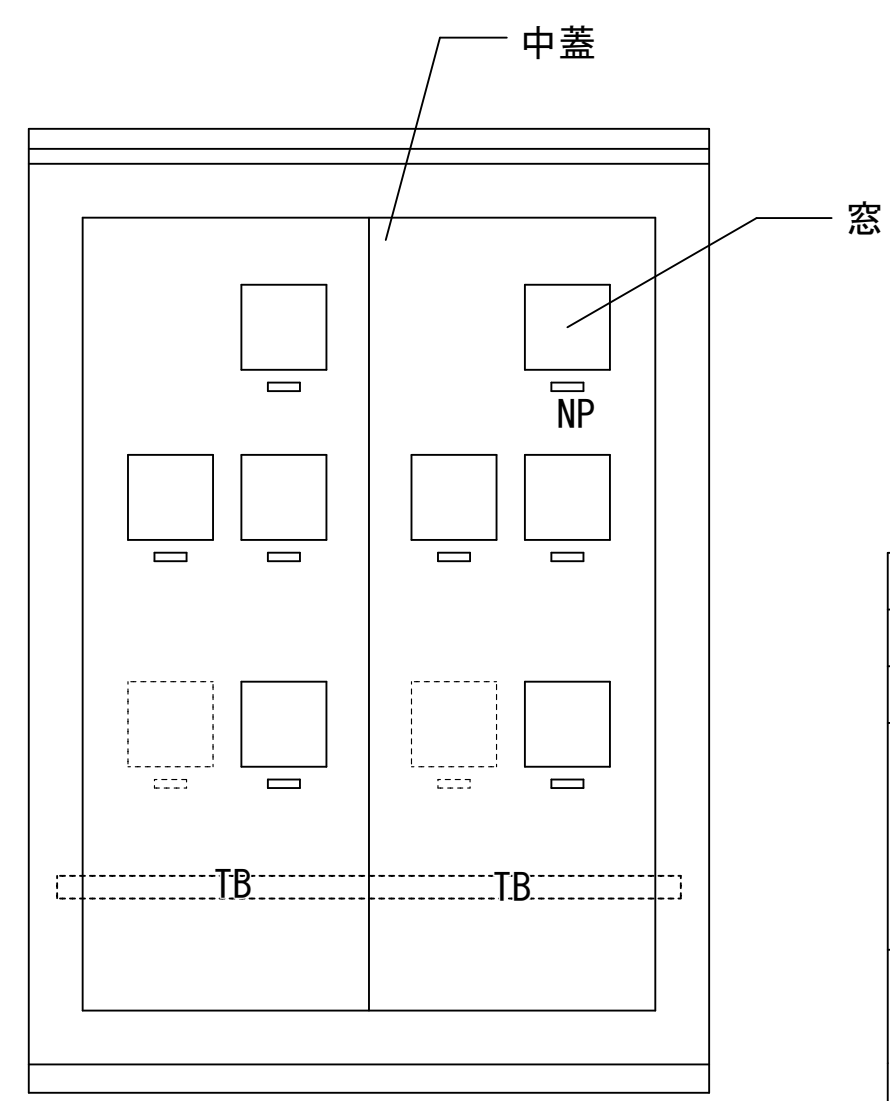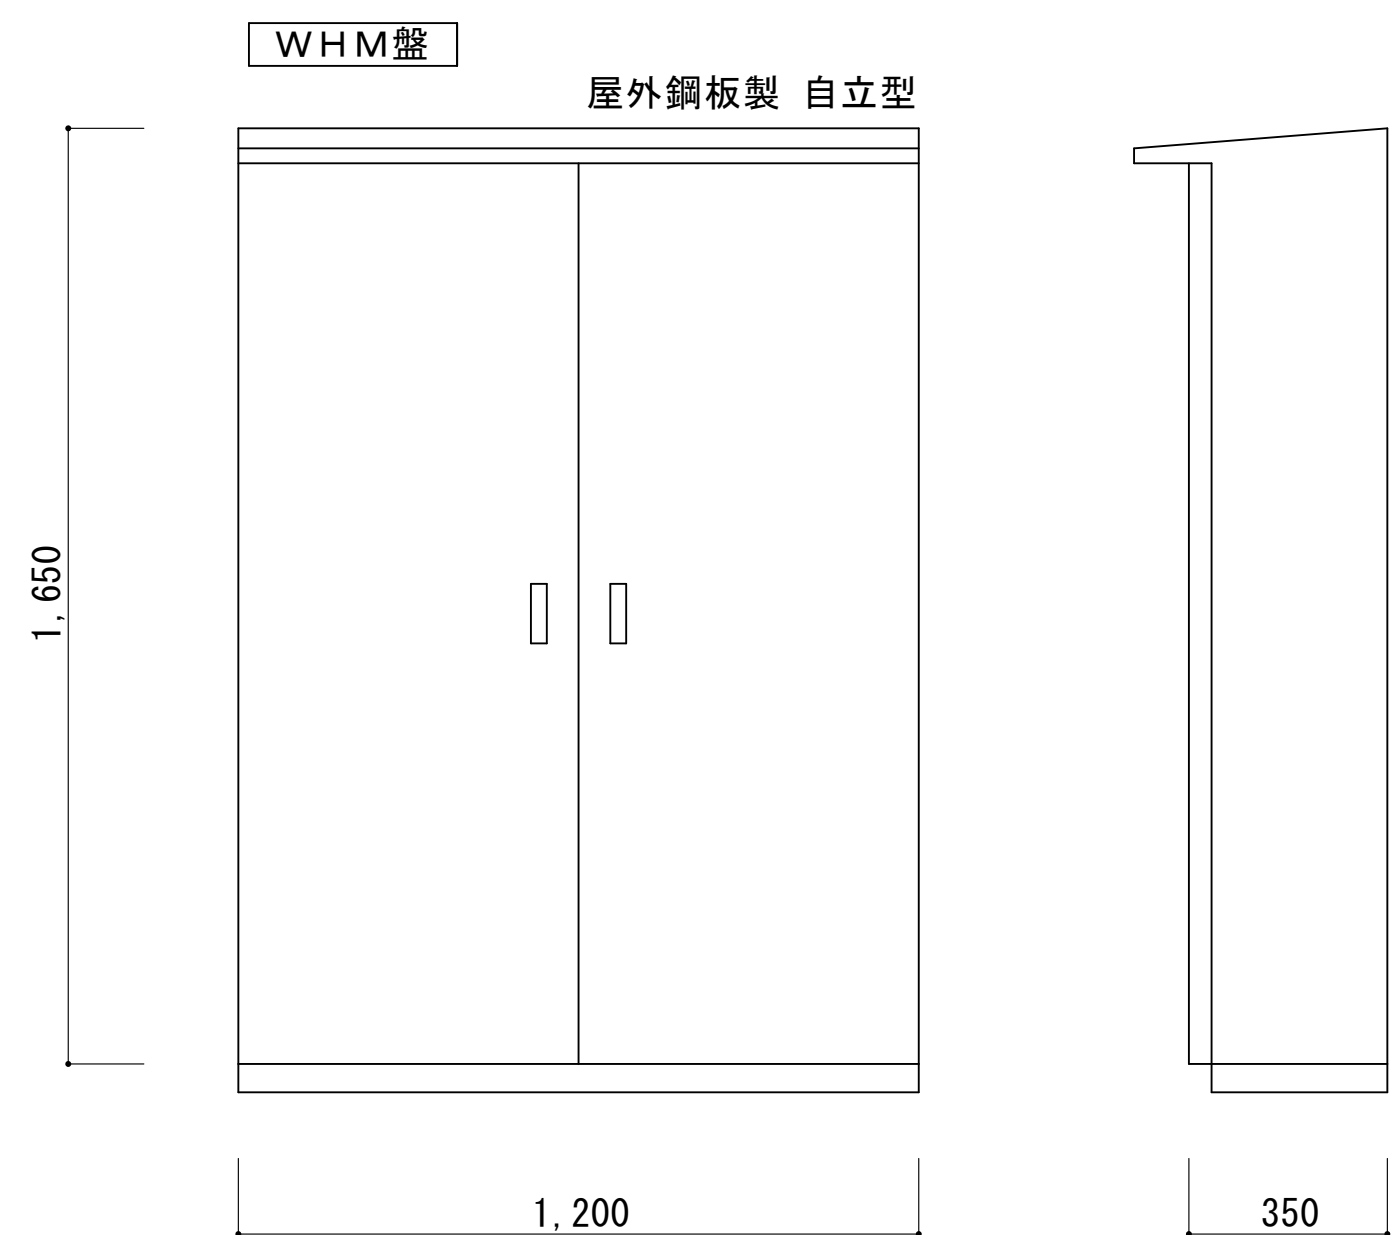

私設電力量計	
WHM 1φ3W -/5A	
WHM 3φ3W -/5A	
電灯	親メーター 小学校電灯 中学校電灯 プール電灯
動力	親メーター 小学校動力 中学校動力 プール動力



一級建築士事務所 〈千葉県知事登録 第1-2101-3267号〉
株式会社 竹江設計事務所
TAKEE ARCHITECT OFFICE CORPORATION
千葉県鎌ヶ谷市西佐津間1-18-1 Tel 047(445)4064

_____	_____
_____	_____
_____	_____

・Drawn By _____ Date _____
・Checked By _____ Date _____
・Approved By _____ Date _____


企画・設計者／Plan & Designer
一級建築士 第233297号
竹江 文章

設計認印

物件作品名／Title
【継】桜台小学校校舎改修工事及び桜台中学校校舎一部改修工事
図面種別／Drawing
盤図3

縮尺／Scale
(A1) S=NS
(A3) S=NS


図面番号／No.
E-010

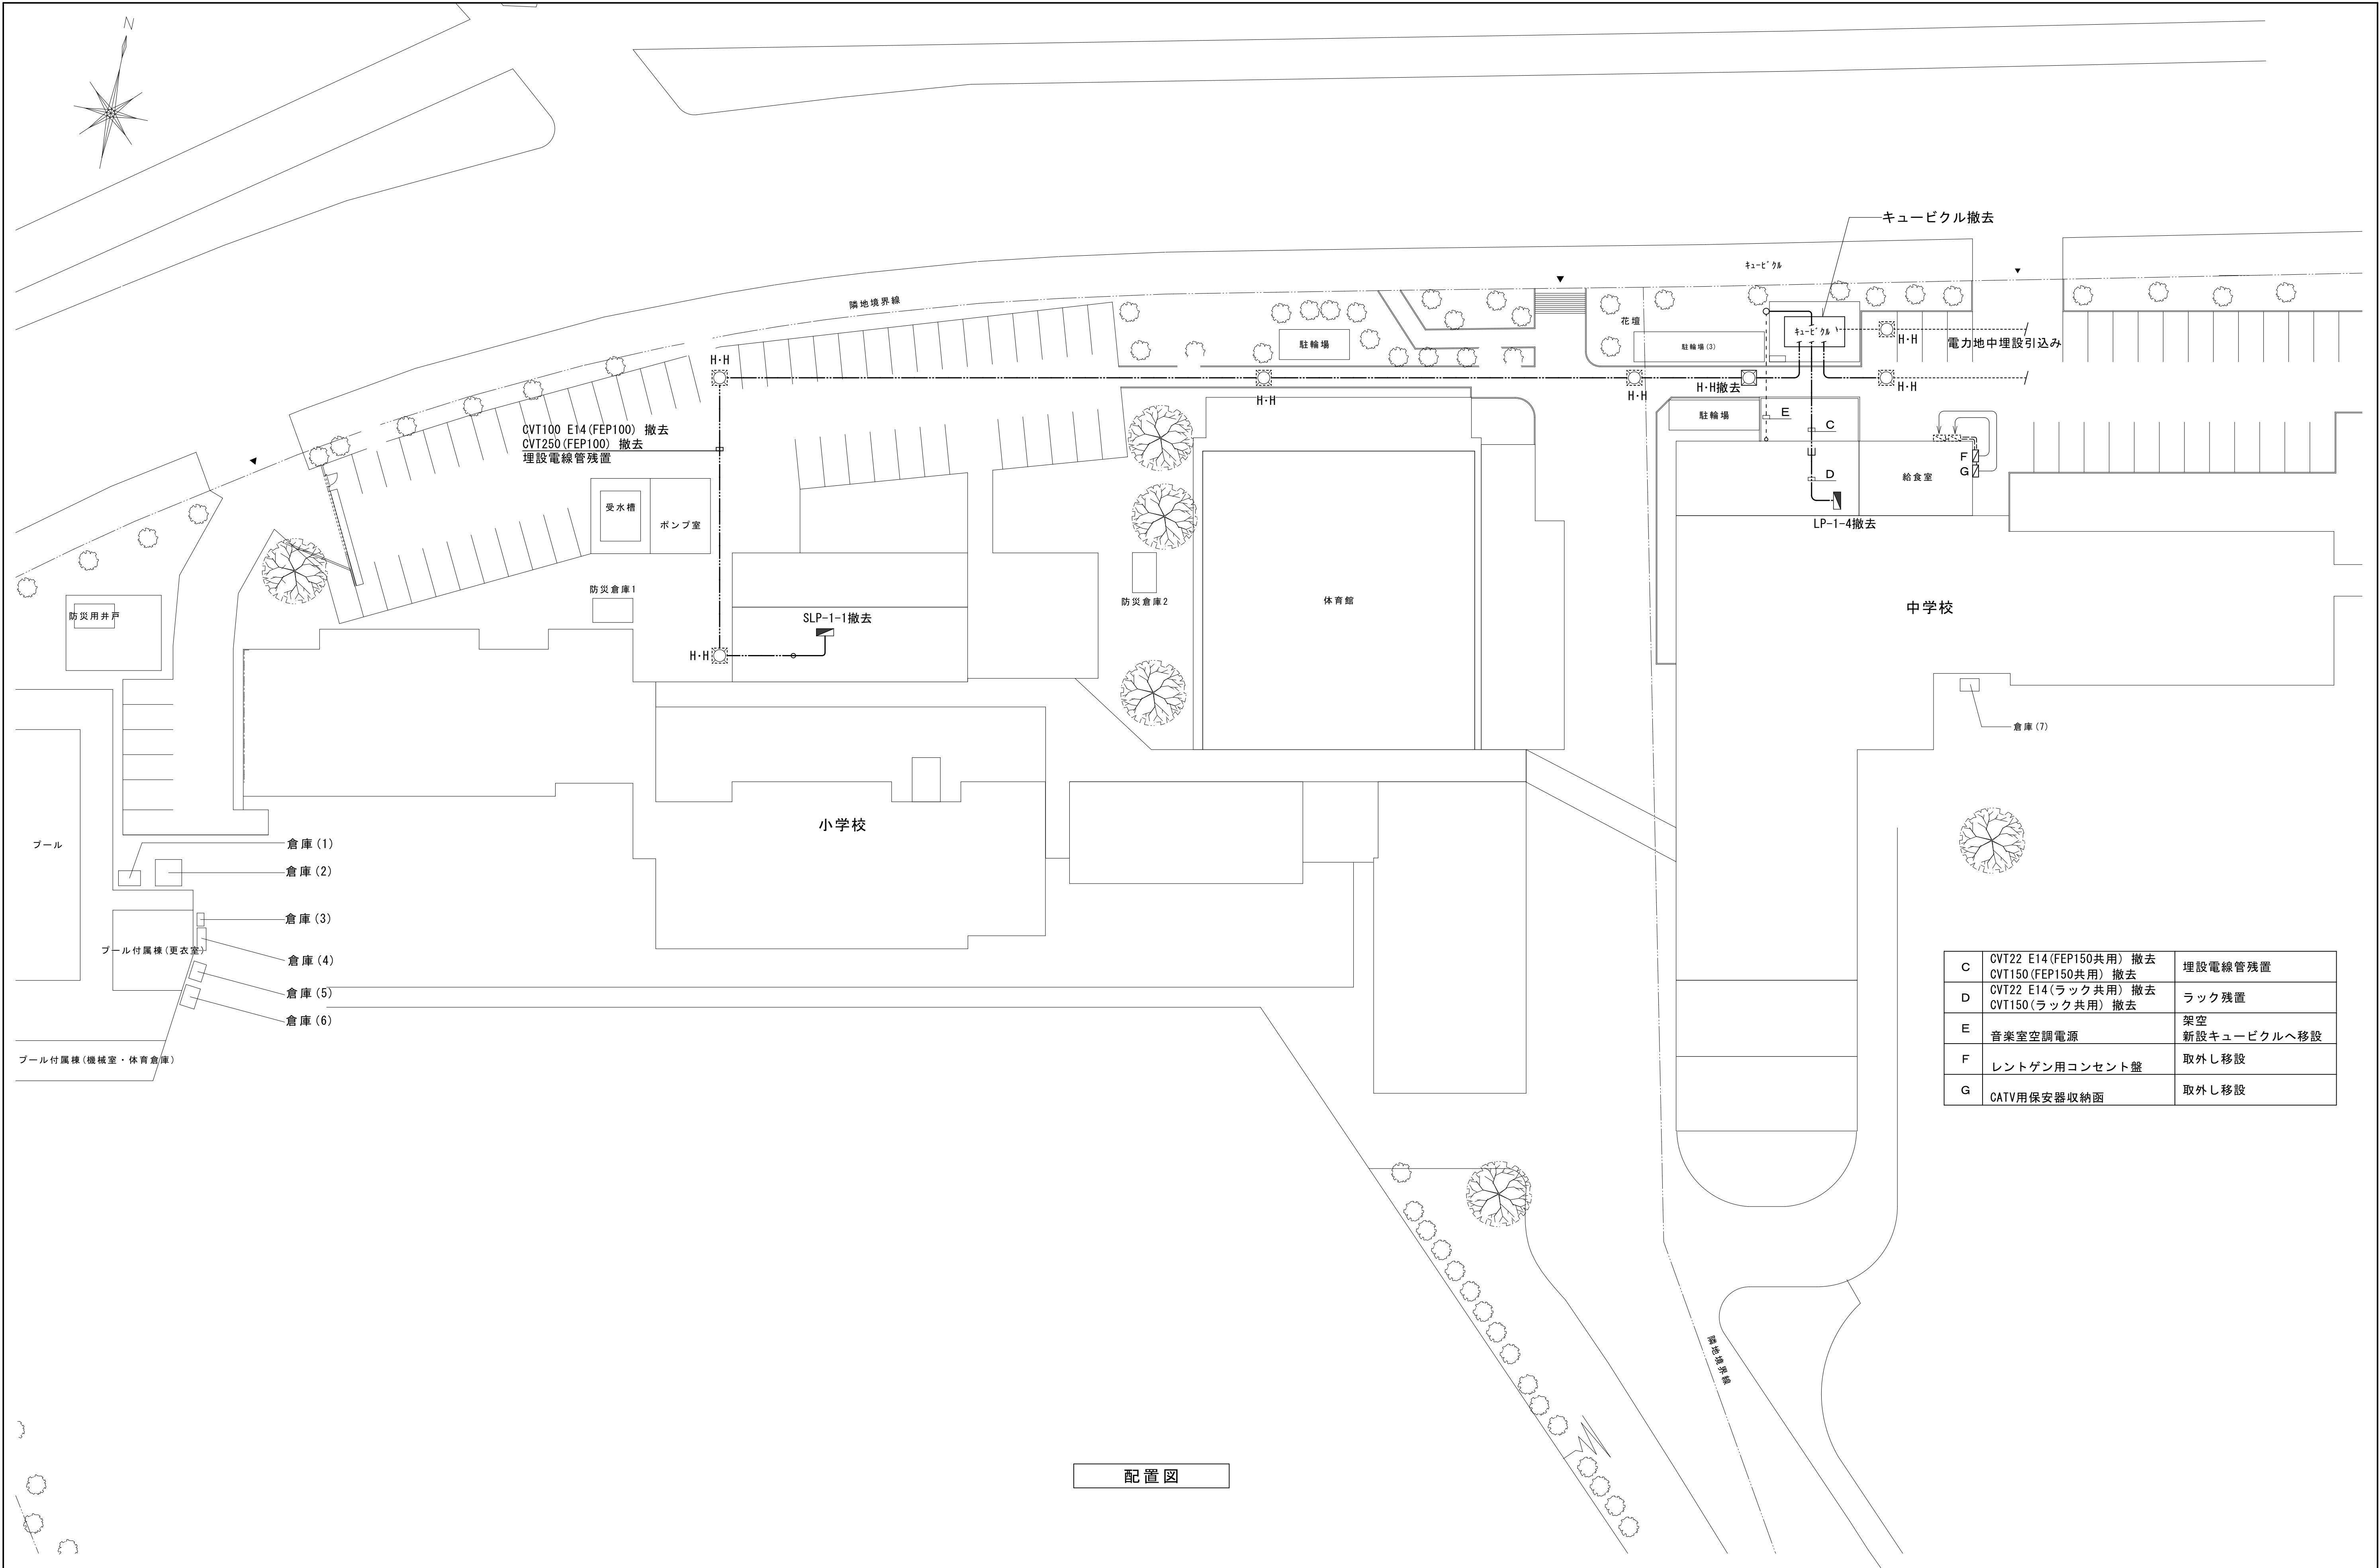

C	CVT22 E14 (FEP150共用) 撤去 CVT150 (FEP150共用) 撤去	埋設電線管残置
D	CVT22 E14 (ラック共用) 撤去 CVT150 (ラック共用) 撤去	ラック残置
E	音楽室空調電源	架空 新設キュービクルへ移設
F	レントゲン用コンセント盤	取外し移設
G	CATV用保安器収納函	取外し移設




C	EM-CET60 (FEP80) 新設	埋設電線管再使用
D	EM-CET60 (ラック共用) 新設	共用ラック再使用
E	音楽室空調電源	架空 新設キュービクルへ移設
F	レントゲン用コンセント盤	移設後再取付
G	CATV用保安器収納函	移設後再取付

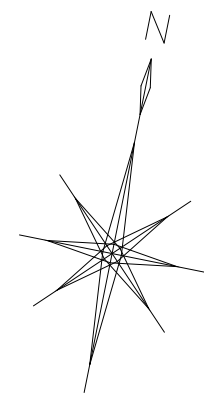

		天井内	屋内	外壁露出
A	EM-CET5. 5-3C E2	ｺｯｶﾞｼ	(E31)	(G28)
B	EM-CET5. 5-3C E2	ｺｯｶﾞｼ	(E31)	(G28)
C	EM-CET38 E8	ｺｯｶﾞｼ	(E63)	(G54)
D	EM-CET14 E8	ｺｯｶﾞｼ	(E51)	
E	EM-CET14 E5. 5	ｺｯｶﾞｼ	(E51)	(G42)

--- EM-EEF2. 0-3C

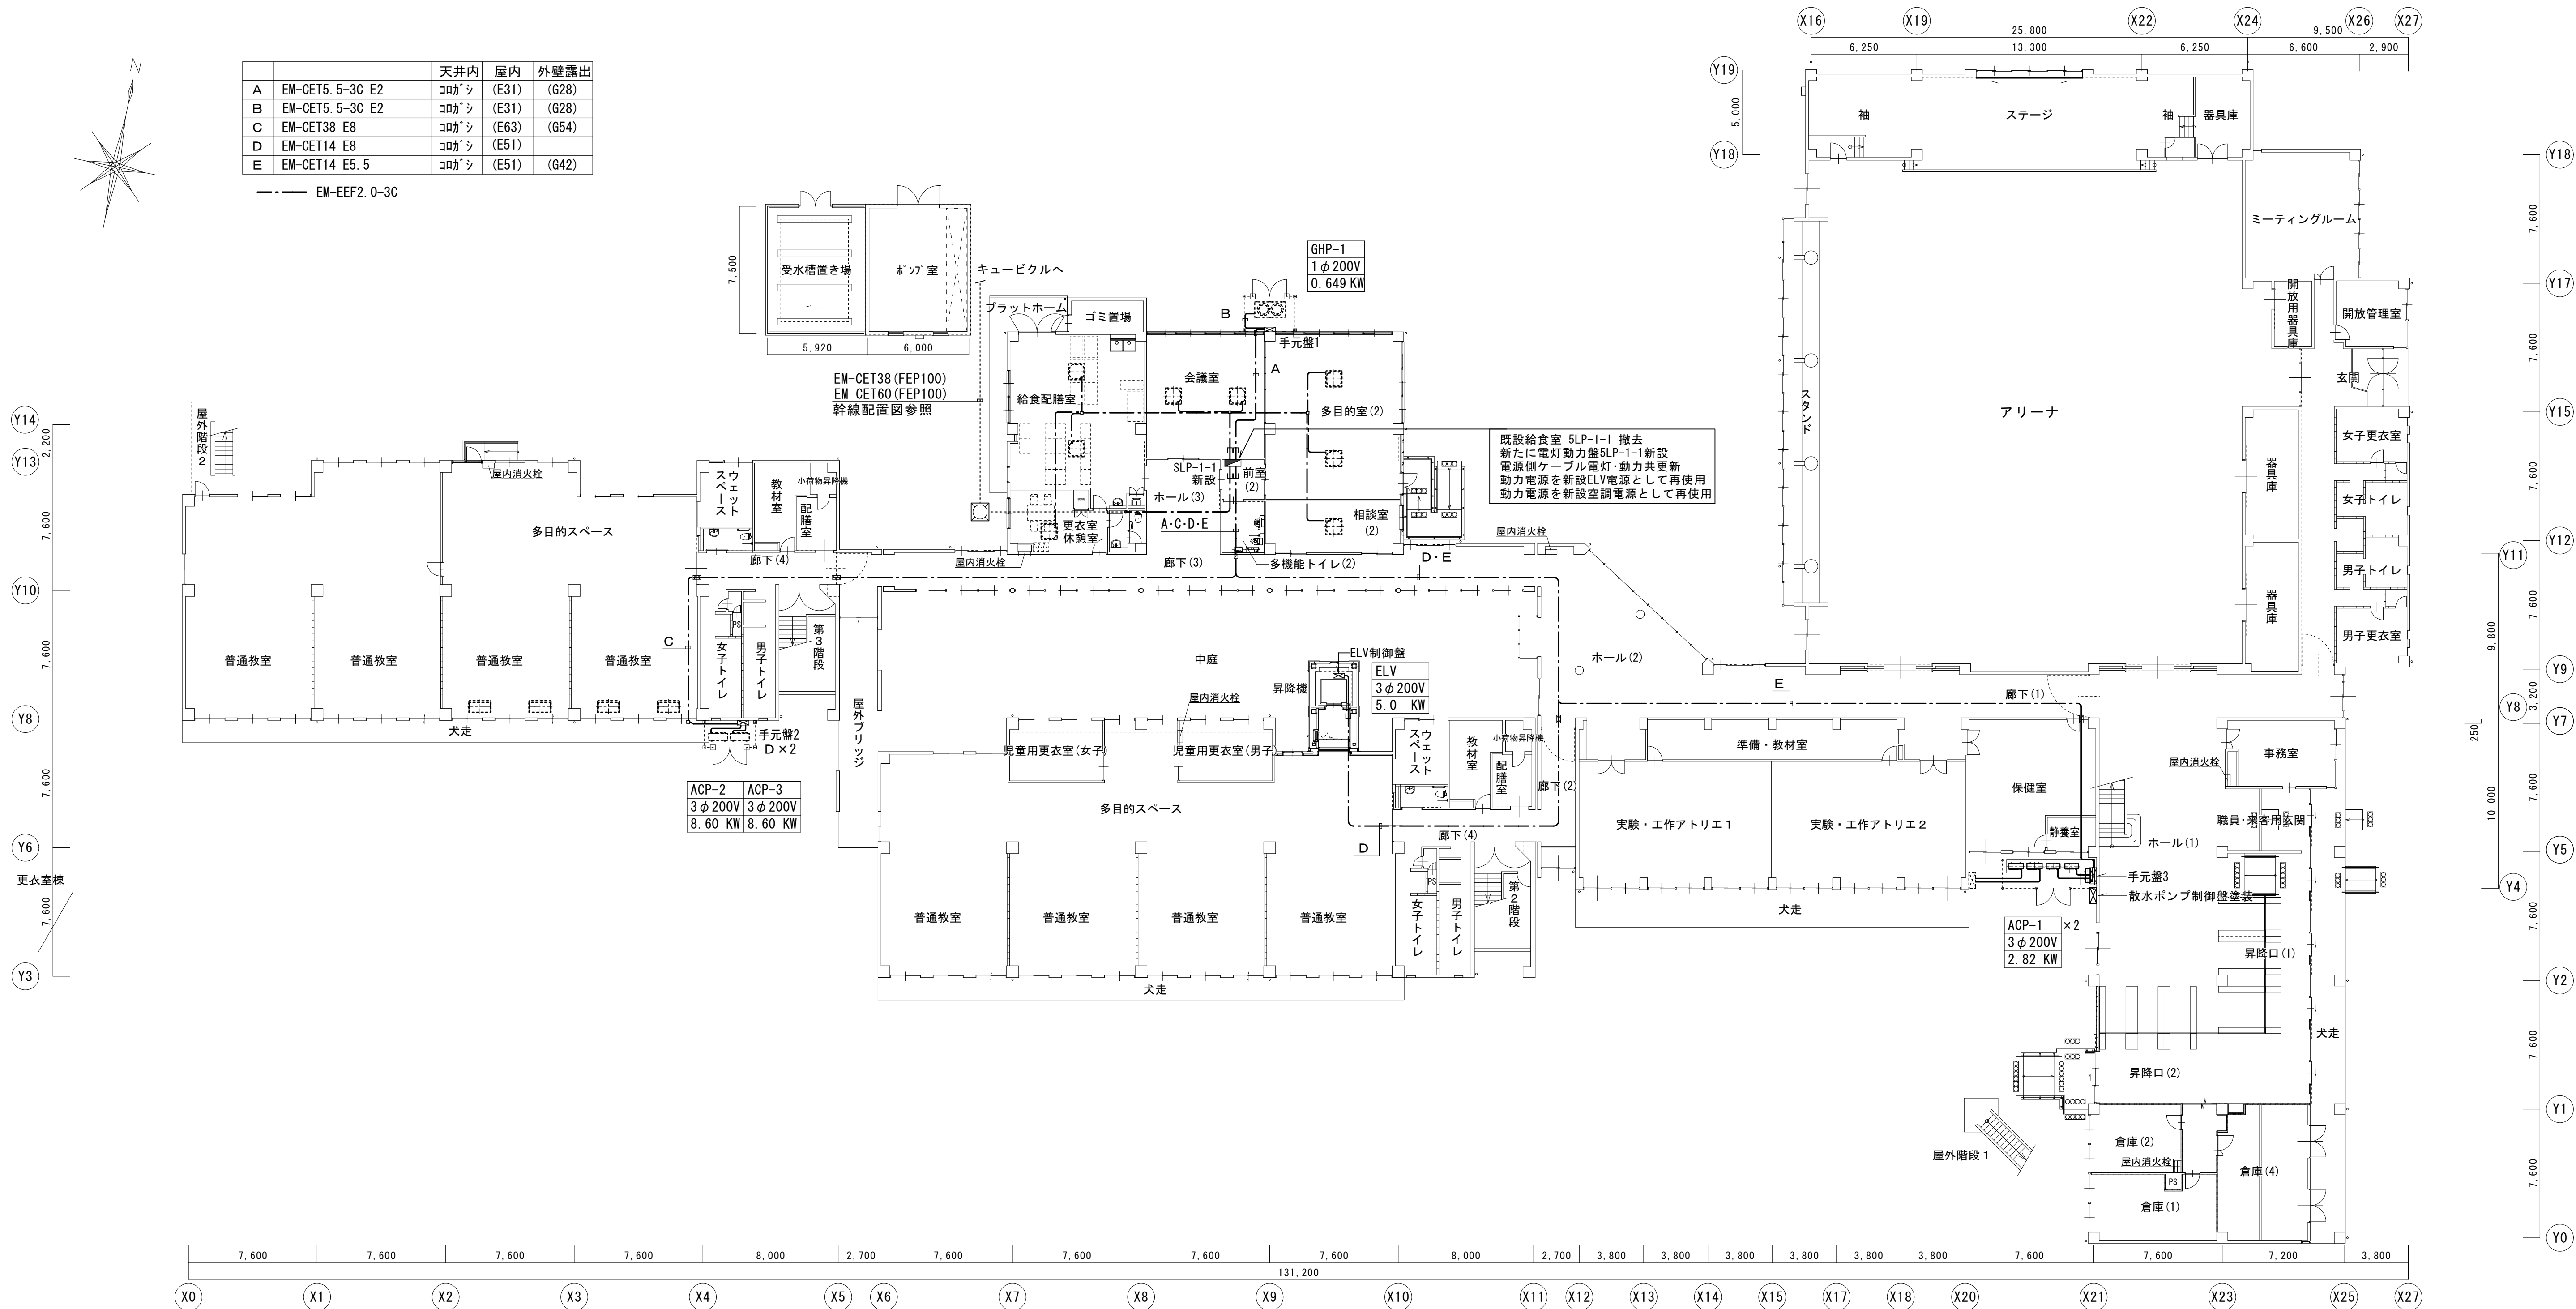

小学校 1 階平面図 1/200



一級建築士事務所 〈千葉県知事登録 第1-2101-3267号〉
株式会社 竹江設計事務所
TAKEE ARCHITECT OFFICE CORPORATION
千葉県鎌ヶ谷市西佐津間1-18-1 Tel 047(445)4064

・Drawn By Date
・Checked By Date
・Approved By Date

企画・設計者／Plan & Designer

一級建築士 第233297号
竹江 文章

設計認印

物件作品名／Title

【継】桜台小学校校舎改修工事及び桜台中学校校舎一部改修工事


図面種別／Drawing

ELV・空調動力配線1階平面図（改修後）

縮尺／Scale
(A1) S=1/200
(A3) S=1/400


図面番号／No.

E-013

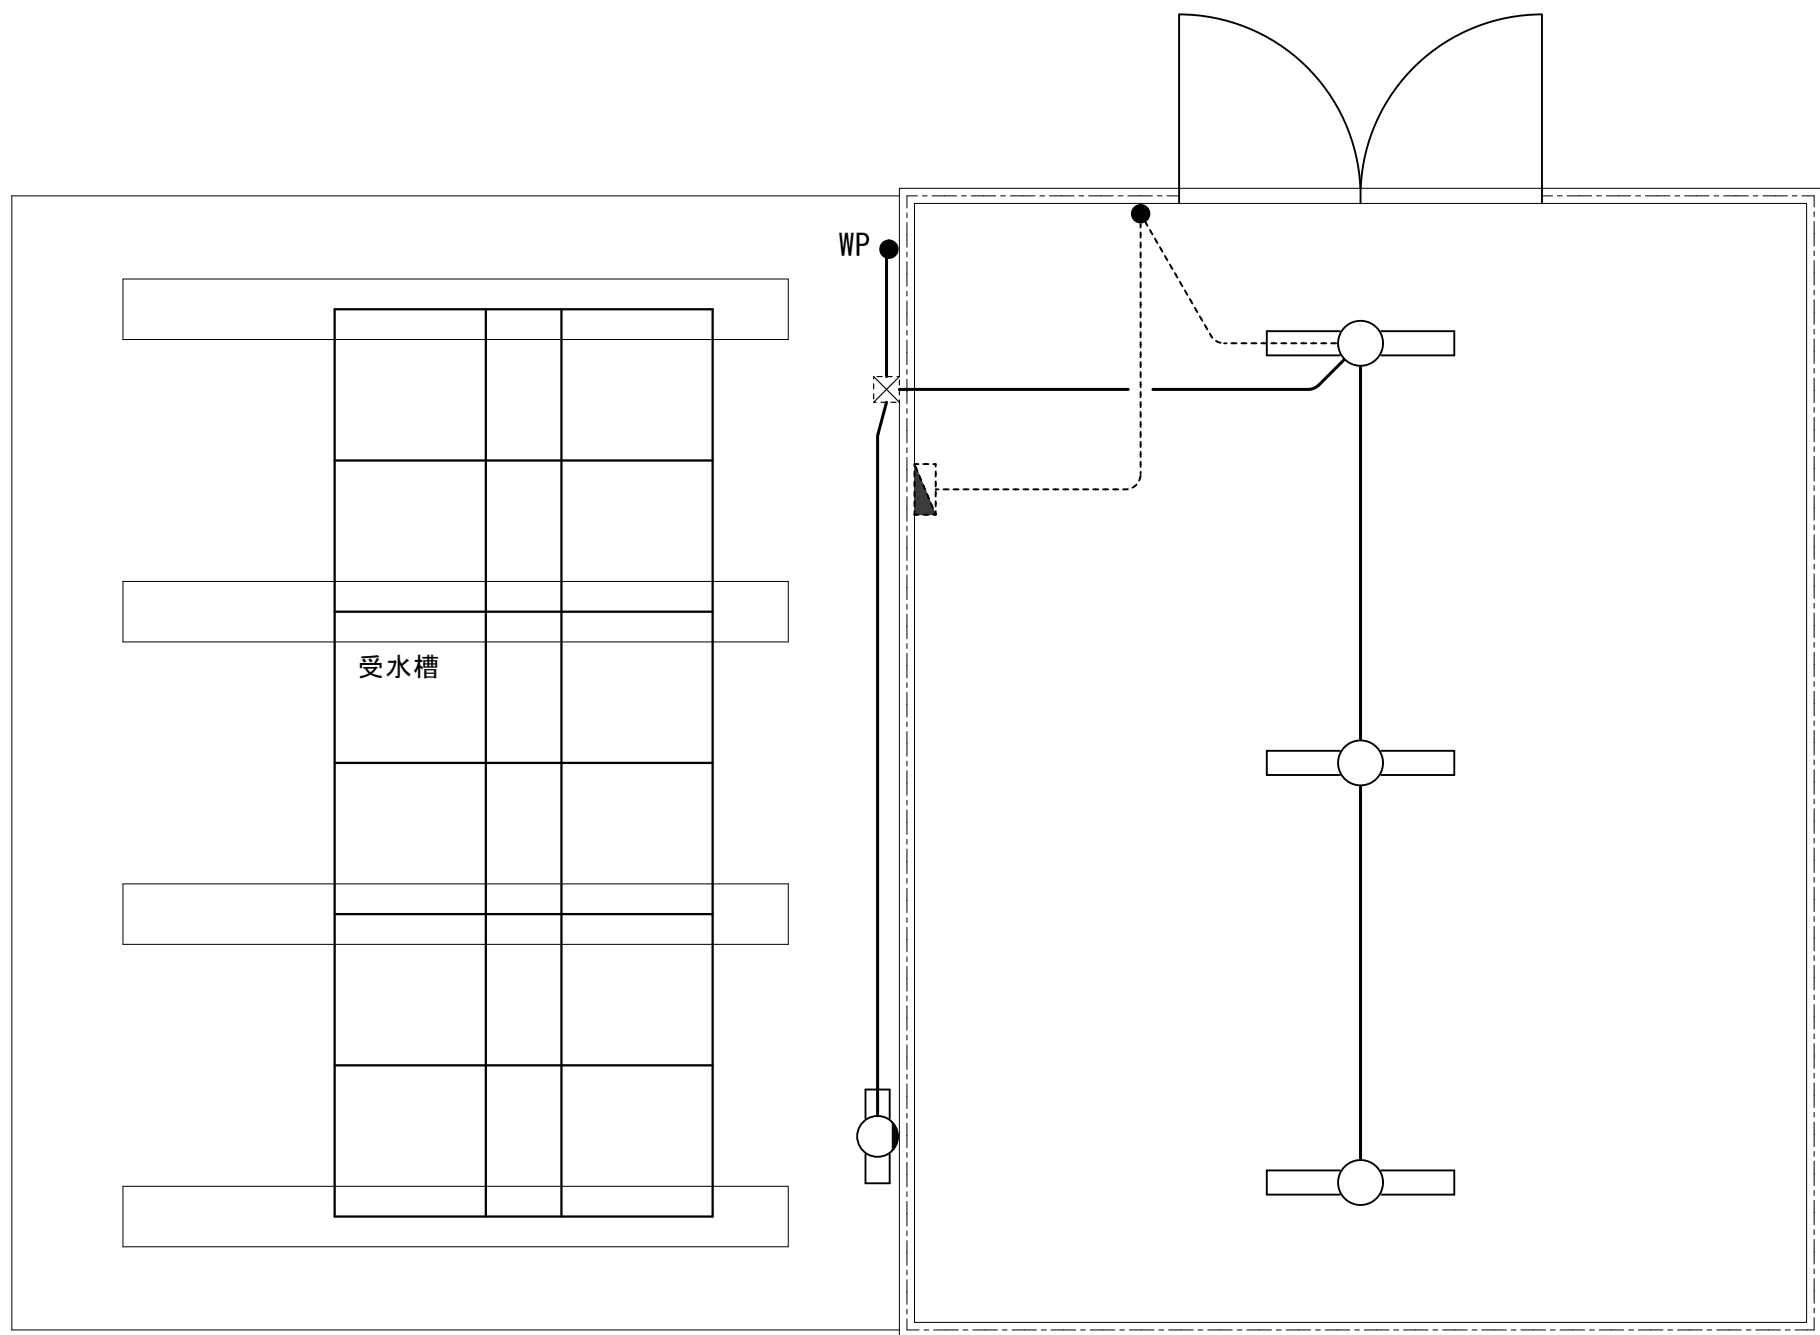


露出配管配線 IV2.0×2 E1.6 (PF16)
電線撤去・電線管残置
----- 電線・電線管共残置

受水槽・ポンプ室電灯設備平面図
改修前

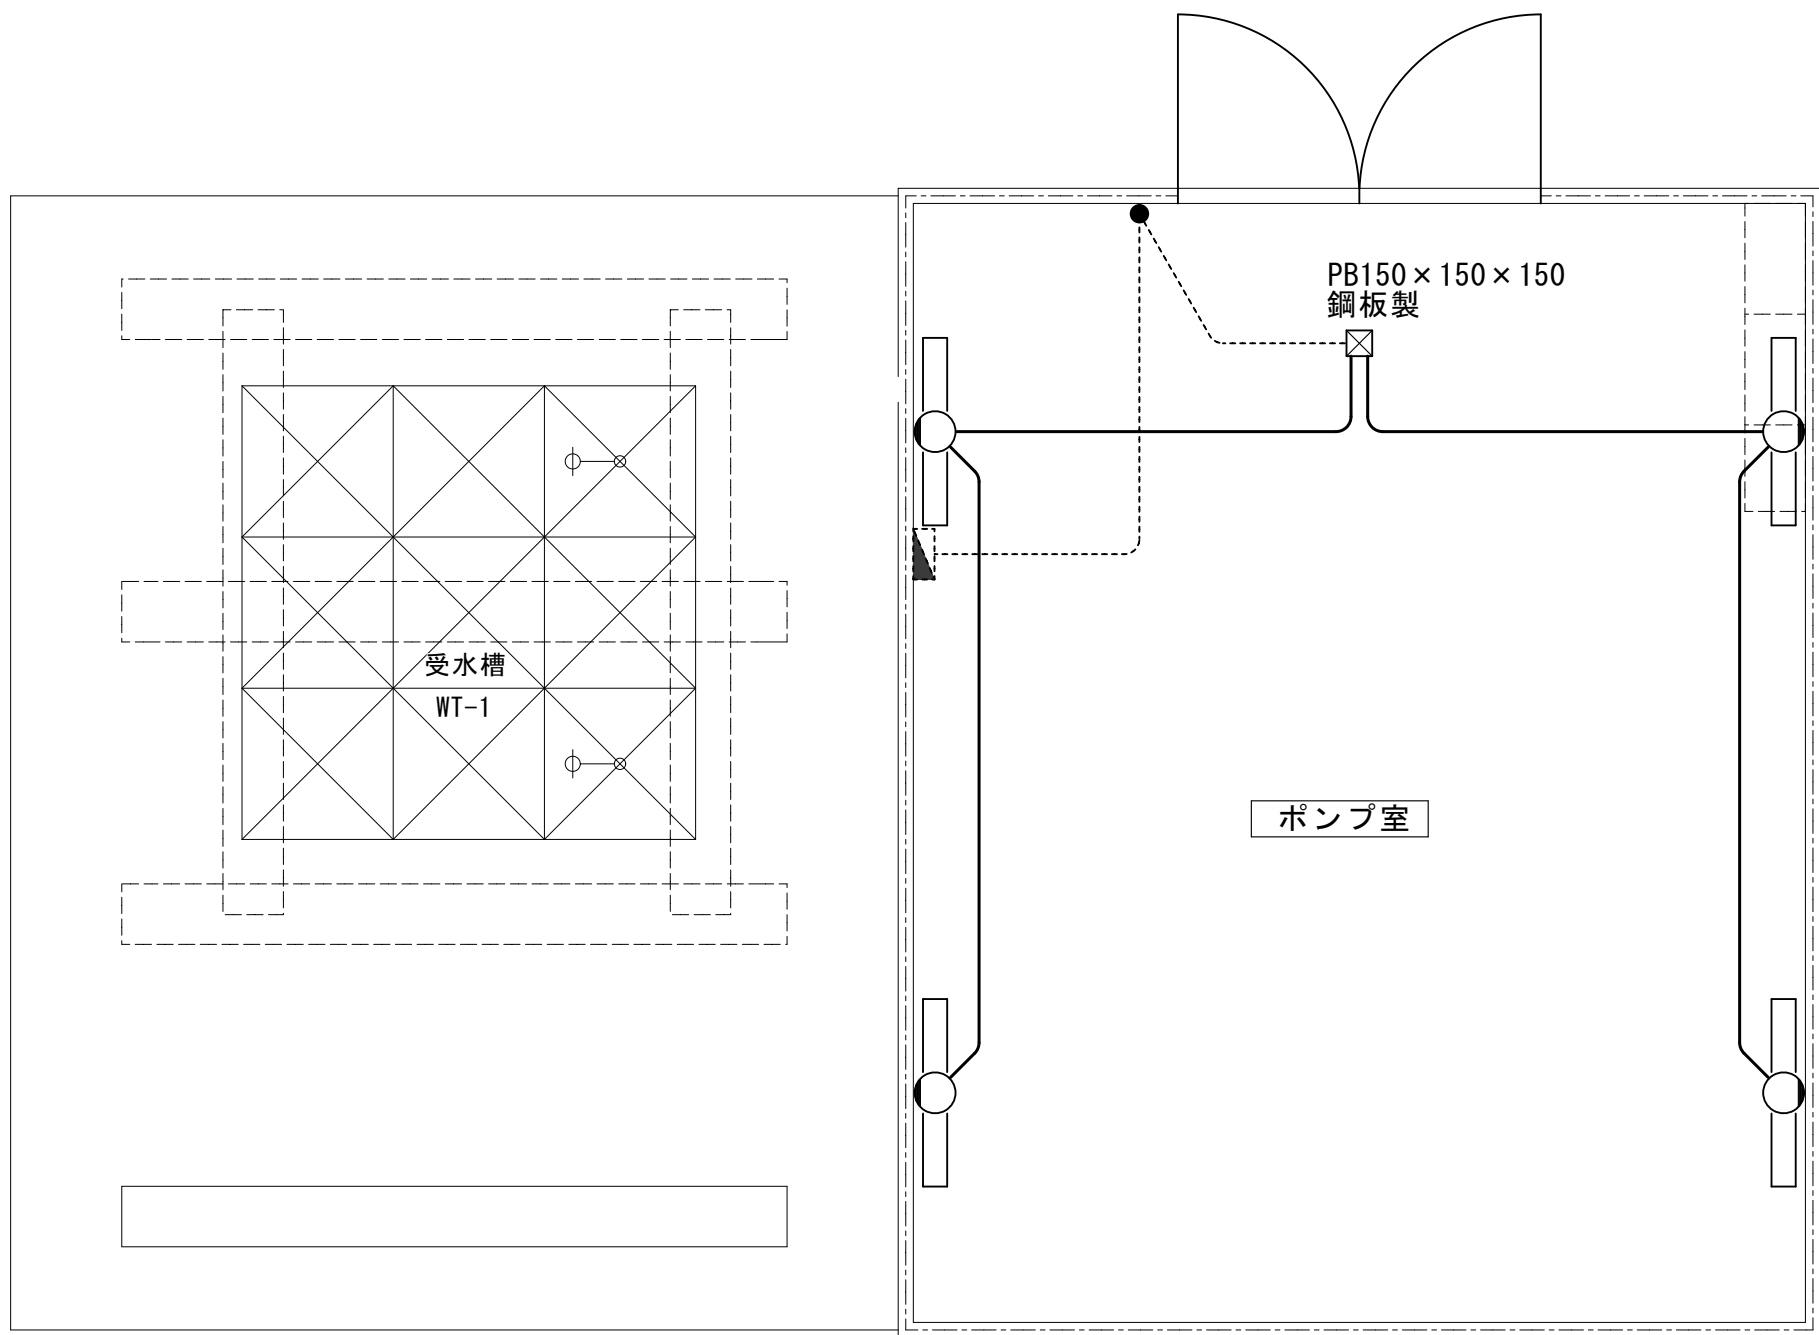

露出配管配線 EM-EEF1.6-3C (1=E) (E25)
天井面及び壁面露出


受水槽・ポンプ室電灯設備平面図
改修後

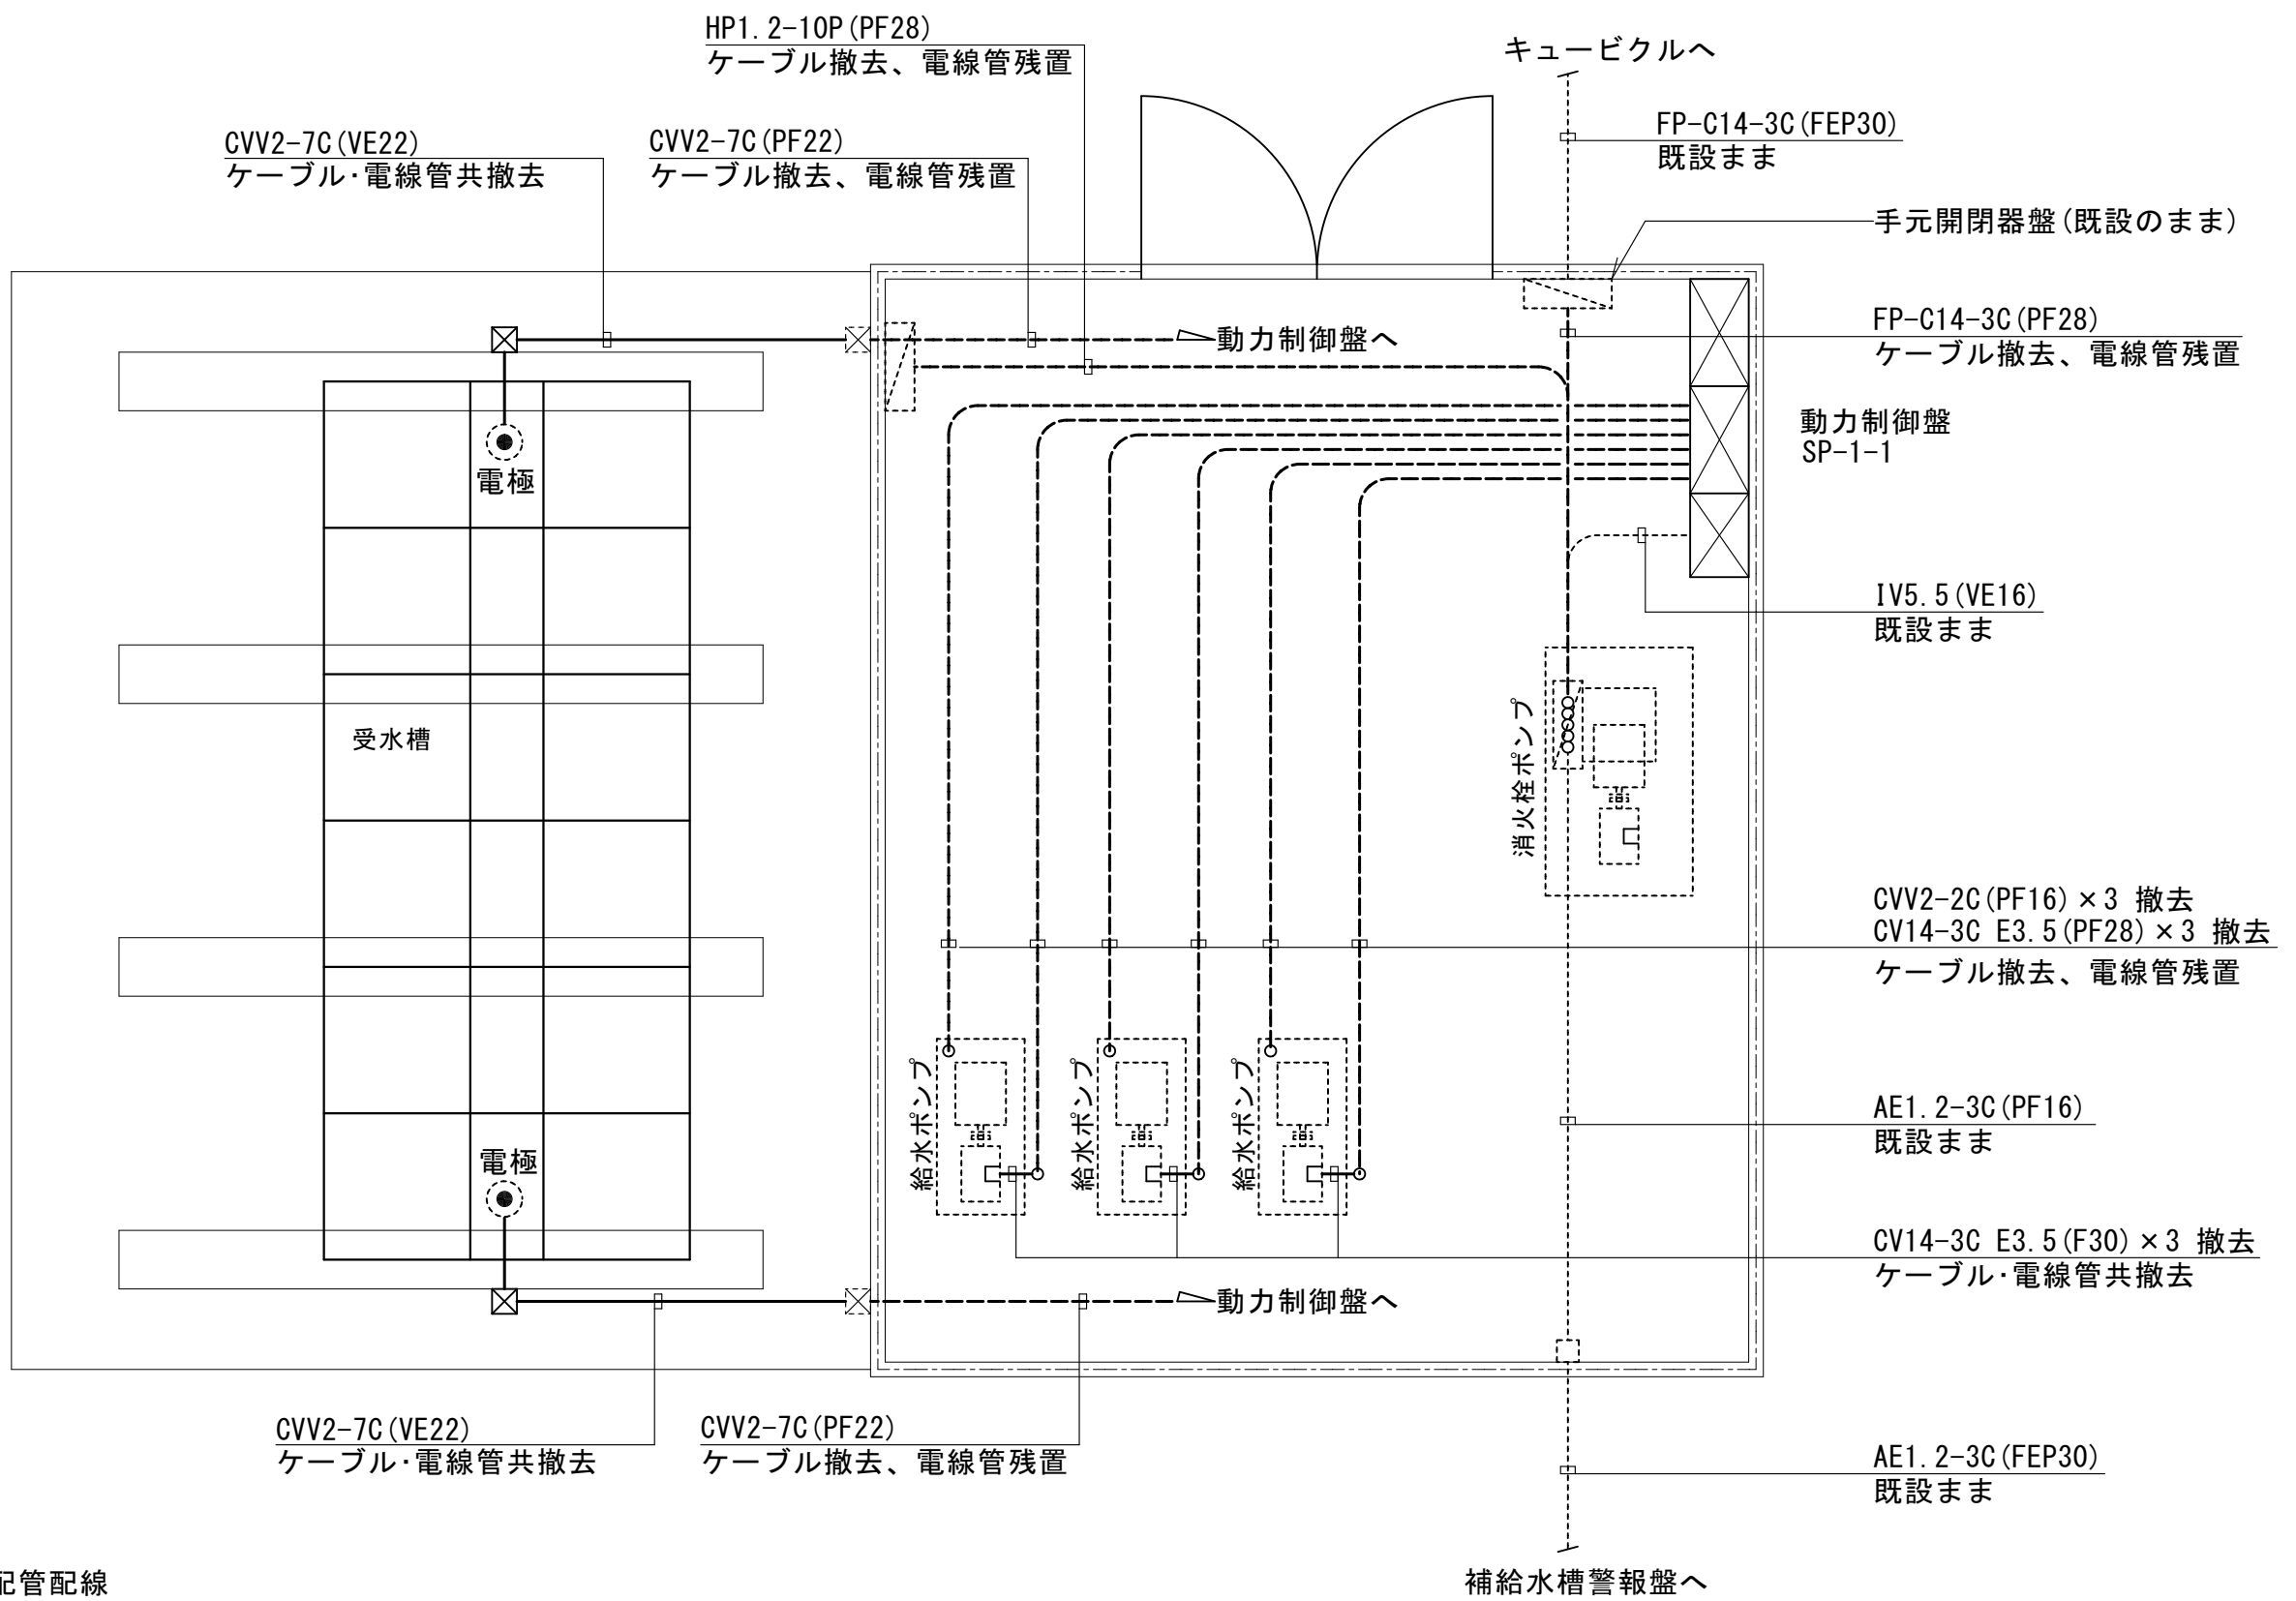

----- 床埋込配管配線
露出配管配線
☒ PB撤去 樹脂製200×100

受水槽・ポンプ室動力設備平面図
改修前

図示の電線及び電線管を撤去する
埋込部分の電線管は残置とする

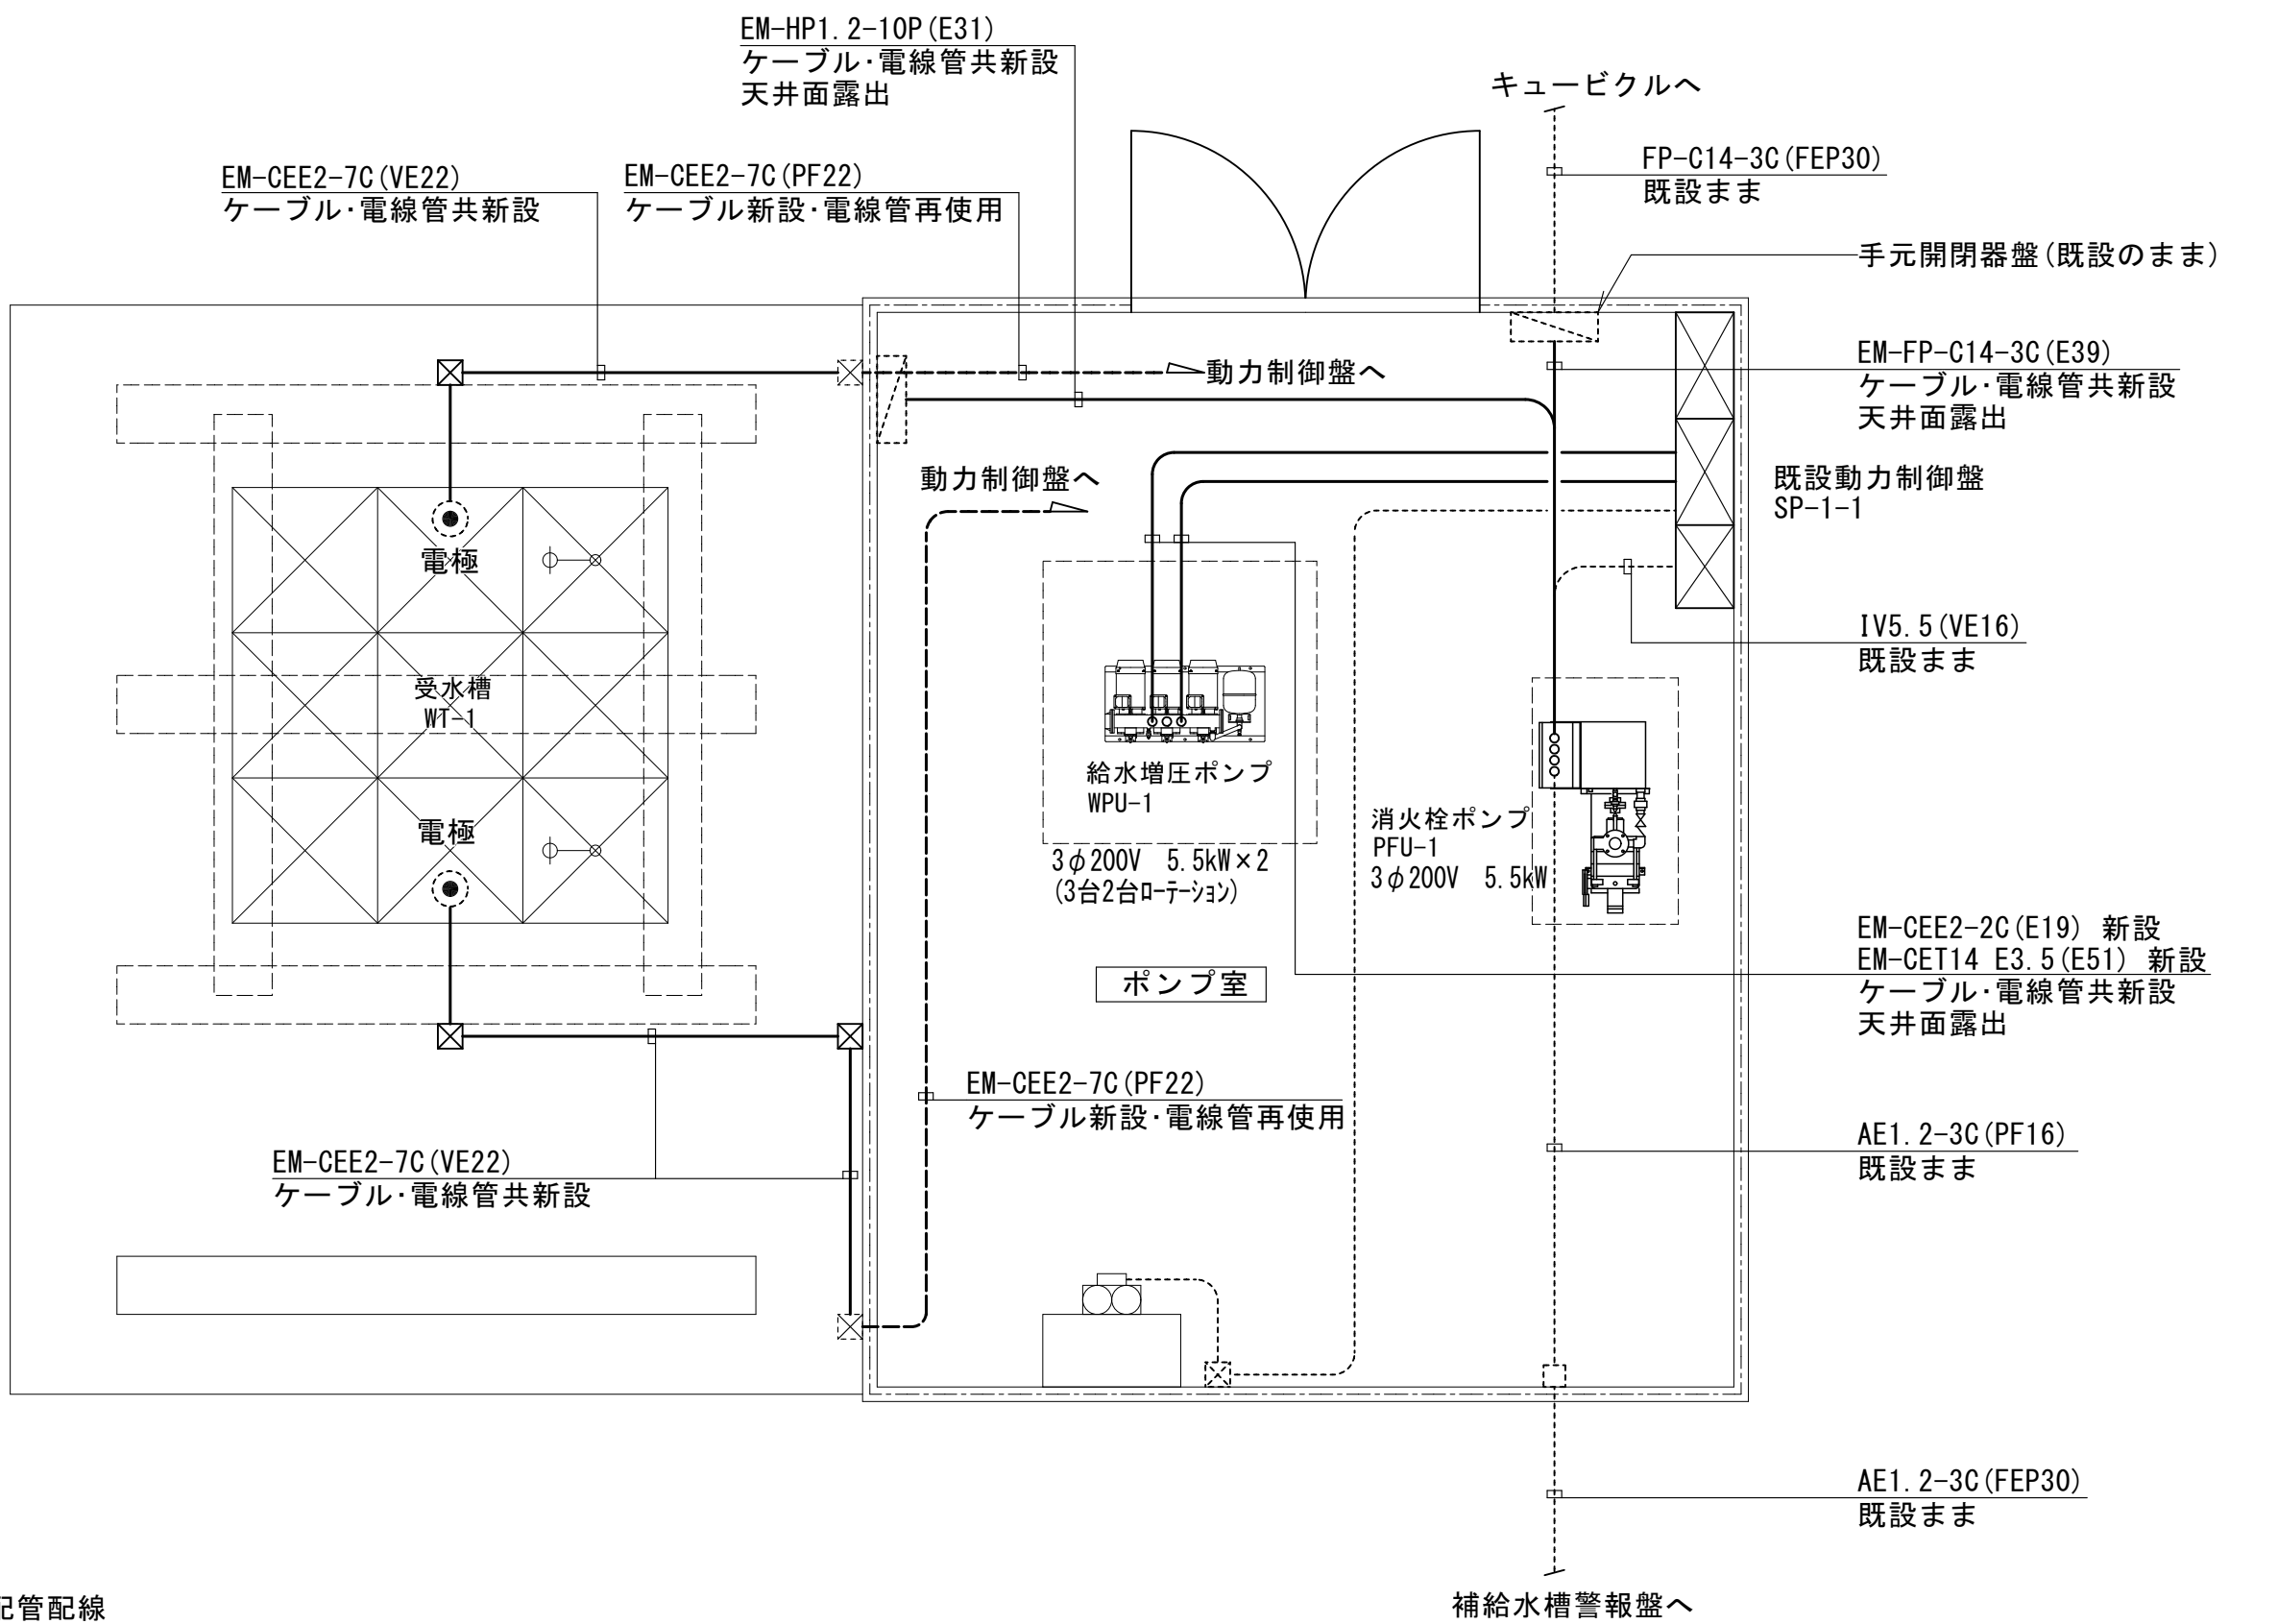

----- 床埋込配管配線
露出配管配線
☒ PB新設 樹脂製200×100
----- 電線・電線管共既設のまま

受水槽・ポンプ室動力設備平面図
改修後

図示の電線・ケーブル及び電線管を新設する



一級建築士事務所 〈千葉県知事登録 第1-2101-3267号〉
株式会社 竹江設計事務所
TAKEE ARCHITECT OFFICE CORPORATION
千葉県鎌ケ谷市西佐津間1-18-1 Tel 047(445)4064

・Drawn By _____ Date _____
・Checked By _____ Date _____
・Approved By _____ Date _____

企画・設計者/Plan & Designer
一級建築士 第233297号
竹江 文章

設計認印

物件作品名/Title

【継】桜台小学校校舎改修工事及び桜台中学校校舎一部改修工事






 
 



 









図面種別/Drawing



受水槽・ポンプ室平面図 (改修前・改修後)

縮尺/Scale
(A1) S=1/50
(A3) S=1/100

図面番号/No.

E-014

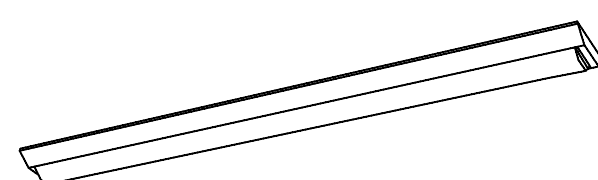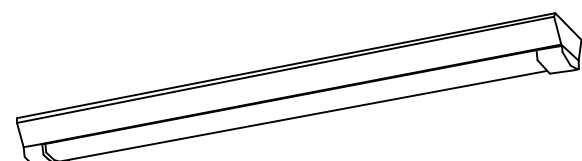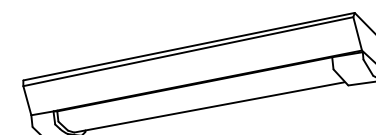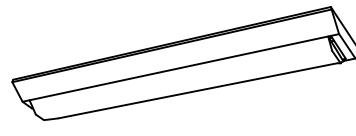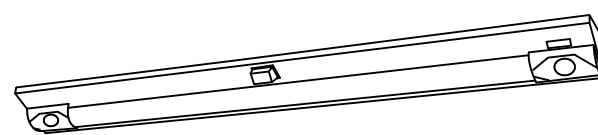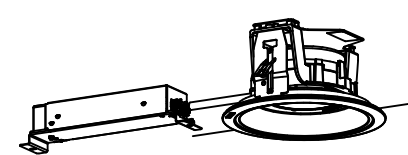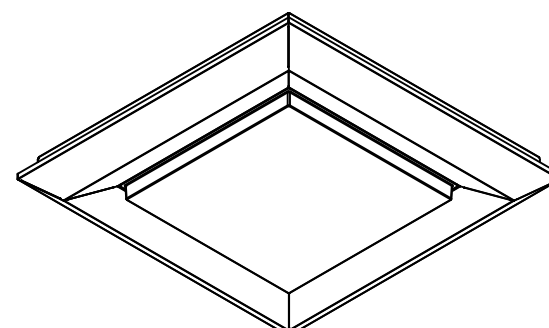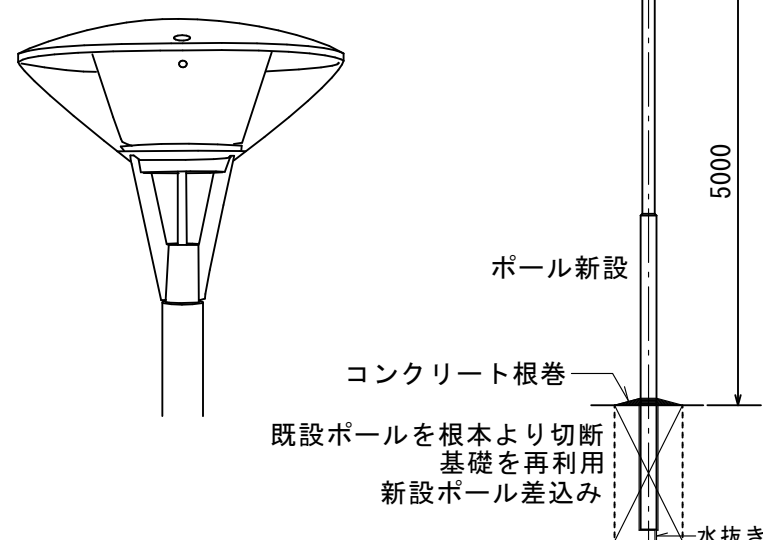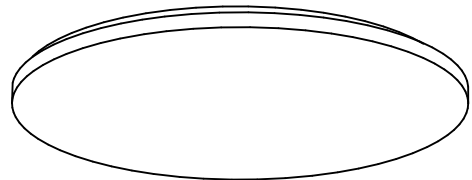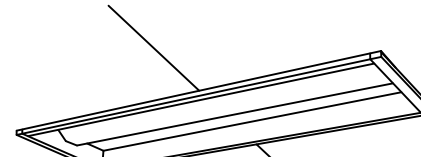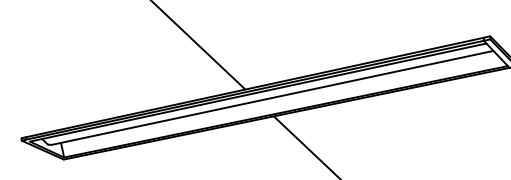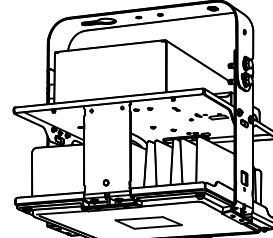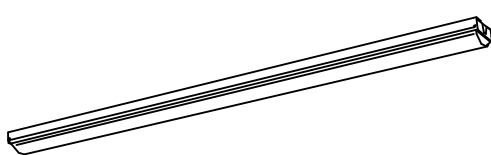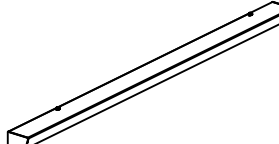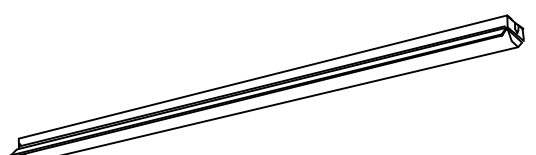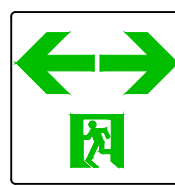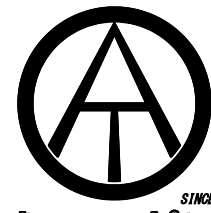A 1		LED直付40型 W150 LSS9-4-30		B	LED直付40型 黒板灯		C 1	LED直付40型 W150 LSS9MP/RP-4-30 一般タイプ、3040lm 消費電力20.6W		D	LED直付20型 W150		E	LED直付20型 W150		F	階段灯 壁・天井直付兼用型40形						
A 2		LED直付40型 W150 LSS9-4-37			LSR12-4-29 2900 lm 消費電力20.6W、電圧100～242V		C 2		LED直付40型 W150 LSS9MP/RP-4-64 一般タイプ、6560lm 消費電力43.1W		LSS9MP/RP-2-14 一般タイプ、1600lmタイプ 消費電力11.6W、定格出力型、電圧100～242V 本体：ステンレス（高反射白色粉体塗装） 防湿型・防雨型		LSS9-2-30 一般タイプ、3200lmタイプ 消費電力21.8W、定格出力型、電圧100～242V		LDS1-K1-LBF11 ひとセンサON／OFF30分、Hf32形高出力型器具1灯相当 電圧：100～242V対応、蓄電池：ニッケル水素電池 非常灯許定番号：LAL E-015 3070 lm 消費電力22.6W								
A 3		LED直付40型 W150 LSS9-4-48																					
A 4		LED直付40型 W150 LSS9-4-65																					
																				階段室 			
G		LEDウォールライト 20形		H		LEDダウンライト		I		LEDダウンライト		J		LEDダウンライト（防雨型）		K		LEDスクエアベースライト 直付・埋込兼用型 下面開放型		L 1	LED埋込40型 下面開放 W300 LRS20-4-37 一般タイプ、4000lmタイプ 消費電力25W		
LBF3MP/RP-2-06 消費電力10.0W、電圧100～242V 				LRS1-05 1055lm 消費電力7.6W、電圧100～242V 				LRS1-13 1695lm 消費電力12.4W、電圧100～242V 				LRS1RP-08 955lm 消費電力7.6W、電圧：100～242V 				LSS15-4-80 8000lm 消費電力49.7W、電圧100～242V 				L 2	LED埋込40型 下面開放 W300 LRS20-4-48 一般タイプ、5200lmタイプ 消費電力31.9W		
																				L 3	LED埋込40型 下面開放 W300 LRS20-4-65 一般タイプ、6900lmタイプ 消費電力43.1W		
M 1	LED埋込20型 下面開放 W220 LRS3-2-15 一般タイプ、1600lmタイプ 消費電力11.6W			N 1	LED埋込40型 下面開放 W220 LRS3-4-30 一般タイプ、3100lmタイプ 消費電力20.6W			O 1	LED埋込40型 下面開放 W150 LRS6-4-30 一般タイプ、3100lmタイプ 消費電力20.6W			P		LED街路灯エバーライト140形相当		Q	ローボールライト		R	シーリングライト			
M 2	LED埋込20型 下面開放 W220 LRS3-2-30 一般タイプ、3200lmタイプ 消費電力21.8W			N 2	LED埋込40型 下面開放 W220 LRS3-4-37 一般タイプ、4000lmタイプ 消費電力25W			O 2	LED埋込40型 下面開放 W150 LRS6-4-37 一般タイプ、4000lmタイプ 消費電力25W			LST2-60 光束9100lm、消費電力98W、電圧100～242V 落下防止ワイヤー付 		LPT1-02 幅φ120・地上高958、保護等級：IP23 光束453lm、消費電力7W、電圧100V 		器具光束5499lm、消費電力36.6W、電圧100V 昼光色（6500K）、高演色Ra93/電球色（2700K）、高演色Ra93 							
 埋込幅リニューアル加工共				N 3	LED埋込40型 下面開放 W220 LRS3-4-48 一般タイプ、5200lmタイプ 消費電力31.9W																		
				N 4	LED埋込40型 下面開放 W220 LRS3-4-65 一般タイプ、6900lmタイプ 消費電力43.1W																		
S		高天井用照明器具 マルチハロゲン灯400形器具相当		T		LED笠無し直付40型		U		ミラーライト		V		LEDウォールライト 40形		W		LEDウォールライト 40形片反射型器具		X			
LSR2M-200 光束21300lm、消費電力1112W、電圧100～242V 				LSS1-4-30 一般タイプ、3200lmタイプ 消費電力20.6W、定格出力型、電圧100～242V 				器具光束1350lm、消費電力11.7W、電圧100V 標準タイプ、5000K、高演色Ra93、高演色タイプ クラス2  参考 パナソニック NNN13510LE1				器具光束2980lm、消費電力27W、電圧100～242V 本体：ステンレス、カバー：ポリカーボネート（乳白） 天井直付型・壁直付型 防湿型・防雨型  参考 パナソニック NNFW41810CLE9				器具光束2980lm、消費電力27W、電圧100～242V 器具光束3200lm、消費電力20.6W、電圧100～242V  参考 パナソニック XLX430NENPLE9 片反射アダプタ FSK41020							
a 1	避難口用誘導標識 中輝度			a 2	通路用誘導標識 片方向 中輝度			a 3	通路用誘導標識 両方向 中輝度														
				 																			
 一級建築士事務所 〈千葉県知事登録 第1-2101-3267号〉 株式会社 竹江設計事務所 TAKEE ARCHITECT OFFICE CORPORATION 千葉県鎌ヶ谷市西佐津間1-18-1 Tel 047(445)4064				_____ _____ _____				・Drawn By _____ Date _____ ・Checked By _____ Date _____ ・Approved By _____ Date _____				企画・設計者／Plan & Desiner 一級建築士 第233297号 竹江 文章		設計認印	物件作品名／Title		【継】桜台小学校校舎改修工事及び桜台中学校校舎一部改修工事		図面番号／No. E-015				
													図面種別／Drawing		照明器具姿図		縮尺／Scale (A1) S=NS (A3) S=NS						

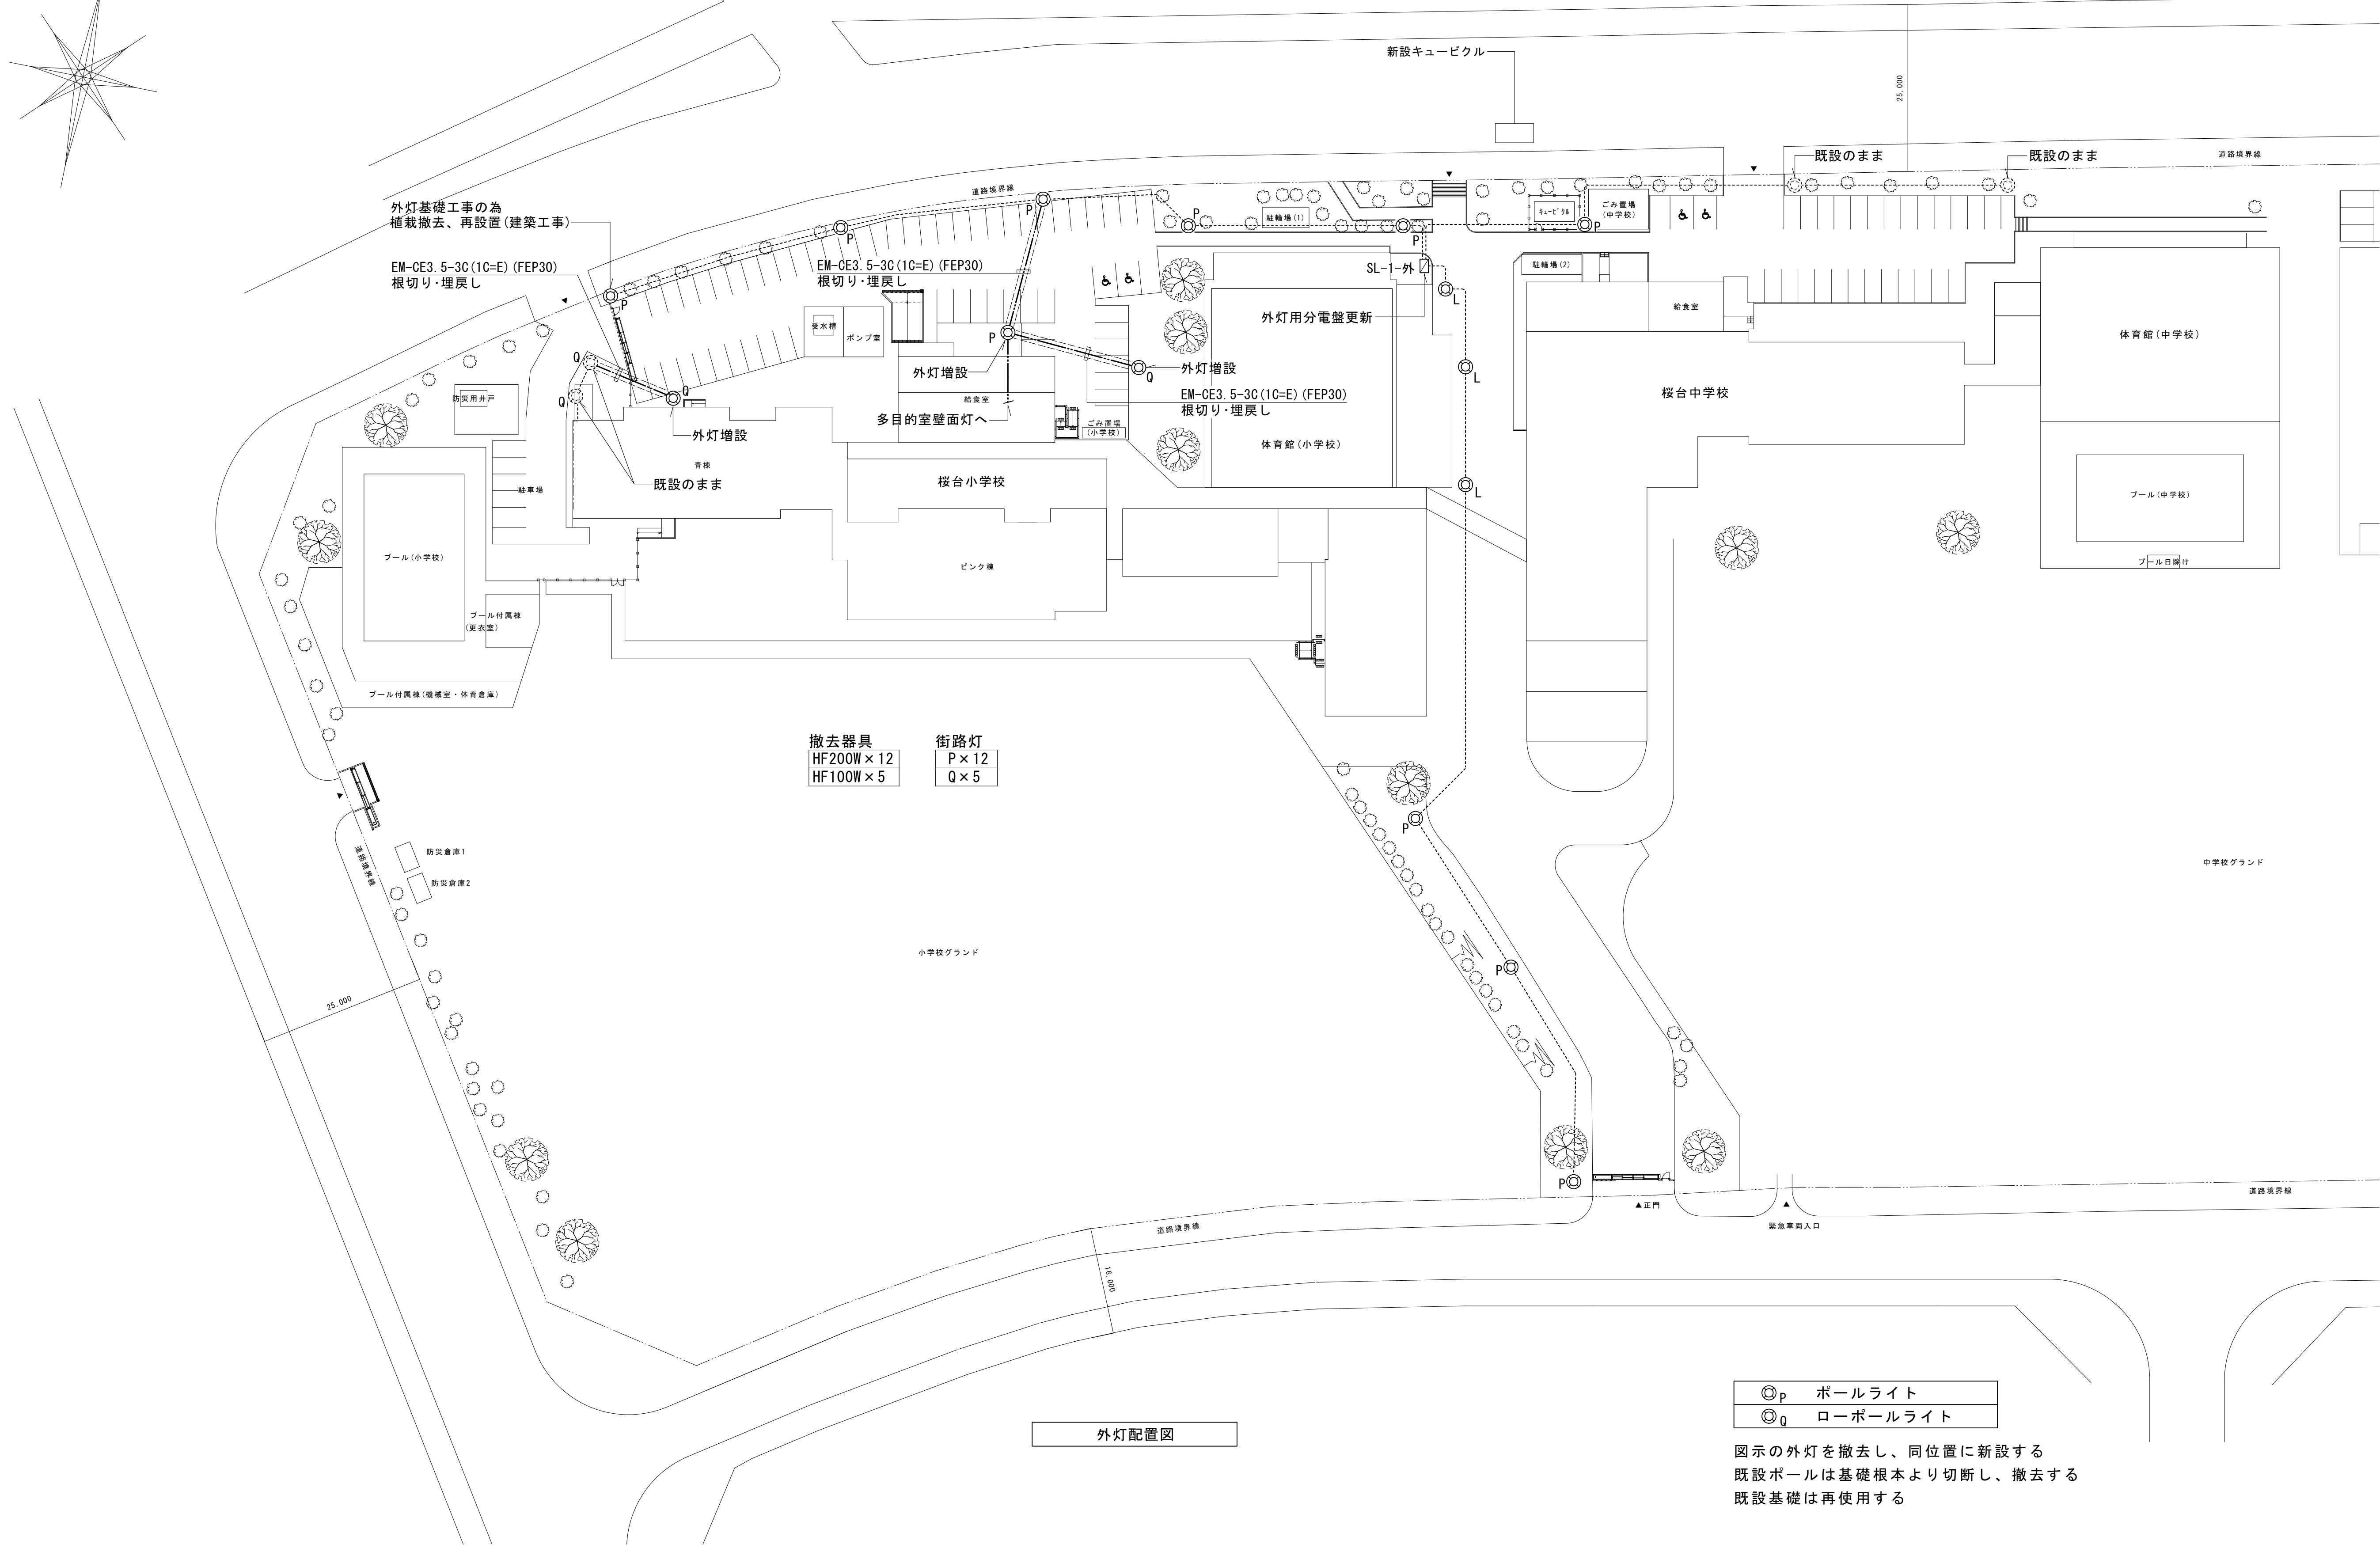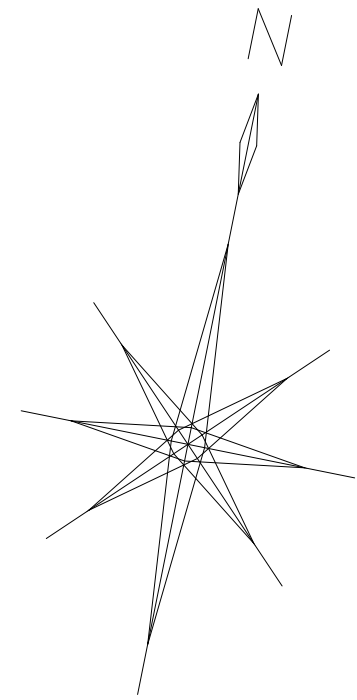

撤去器具	街路灯
HF200W×12	P×12
HF100W×5	Q×5

外灯配置図

◎P	ポールライト
◎Q	ローポールライト

図示の外灯を撤去し、同位置に新設する
既設ポールは基礎根本より切断し、撤去する
既設基礎は再使用する



一級建築士事務所 〈千葉県知事登録 第1-2101-3267号〉
株式会社 竹江設計事務所
TAKEE ARCHITECT OFFICE CORPORATION
千葉県鎌ヶ谷市西佐津間1-18-1 Tel 047(445)4064

_____	_____
_____	_____
_____	_____

・Drawn By _____ Date _____
・Checked By _____ Date _____
・Approved By _____ Date _____

企画・設計者/Plan & Designer
一級建築士 第233297号
竹江 文章

設計認印

物件作品名/Title

【継】桜台小学校校舎改修工事及び桜台中学校校舎一部改修工事

図面種別/Drawing

電灯設備配置図 (改修後)


縮尺/Scale
(A1) S=1/600
(A3) S=1/1200

図面番号/No.

E-016

A21	FL20W×1	直付 富士型
A41	FL40W×1	直付 富士型
A41G	FL40W×1	直付 富士型 ガード付
A42R	FL40W×2	直付 反射傘 防湿
B22	FL20W×2	直付 富士型
B22R	FL20W×2	直付 富士型 防湿
C21	FL20W×1	直付 トラフ型
C41	FL40W×1	直付 トラフ型
D41	FL40W×1	バイク吊り 黒板灯
E42	FL40W×2	直付 ルーバー付
F43	FL40W×3	直付 ルーバー付
H22	FL20W×2	埋込 下面開放
H41	FL40W×1	埋込 下面開放
H42	FL40W×2	埋込 下面開放
I21	FL20W×1	直付 アクリルカバー

I41	FL40W×1	直付 アクリルカバー
J36	FHP36W×3	直付 ルーバー付
K36	FHP36W×3	埋込 ルーバー付
P18	FDL18W×1	埋込 ダウンライト
Q9	FDL9W×1	埋込
R27	FDL27W×1	埋込 ダウンライト
S43	FCL40W+32W	コード吊り
T61	ミカリアト60W	壁付 ブラケット
Z60	ミカリアト60W	直付 シーリング

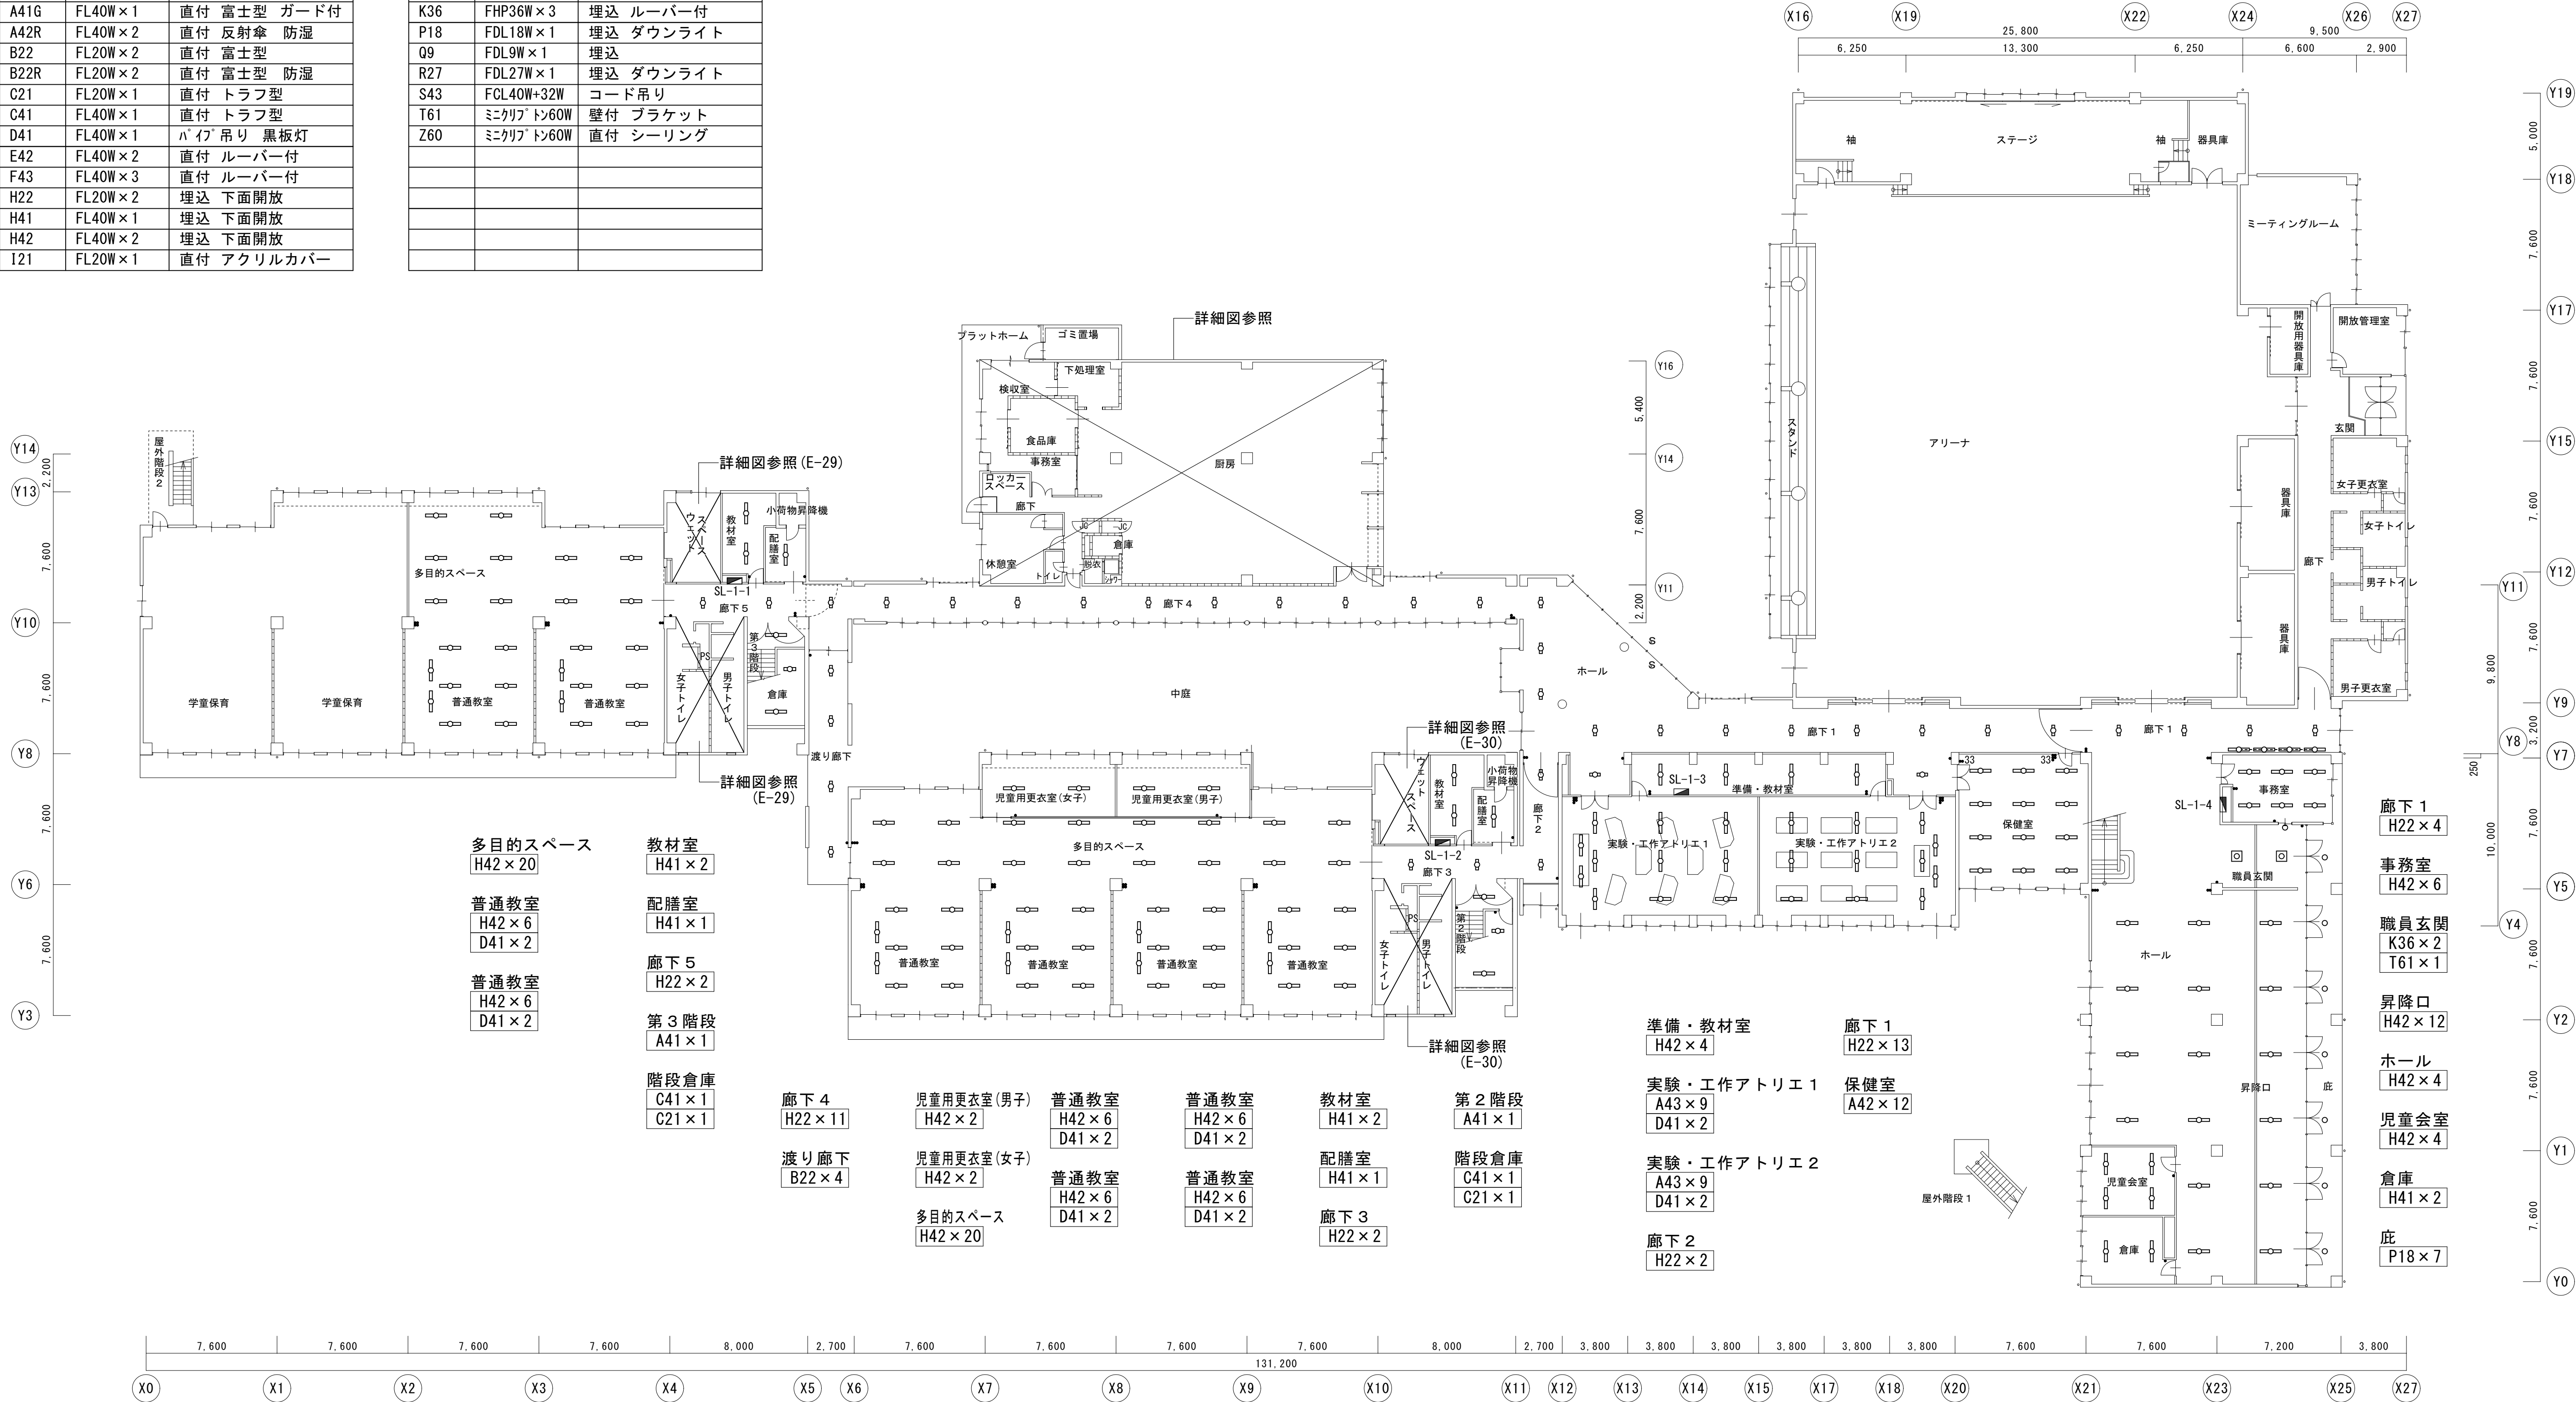

小学校 1 階平面図 1/200

図示の照明器具を撤去する




一級建築士事務所 〈千葉県知事登録 第1-2101-3267号〉
株式会社 竹江設計事務所
TAKEE ARCHITECT OFFICE CORPORATION
千葉県鎌ヶ谷市西佐津間1-18-1 Tel 047(445)4064

・Drawn By _____ Date _____
・Checked By _____ Date _____
・Approved By _____ Date _____

企画・設計者/Plan & Designer
一級建築士 第233297号
竹江 文章

設計認印
物件作品名/Title
【継】桜台小学校校舎改修工事及び桜台中学校校舎一部改修工事
図面種別/Drawing
電灯設備小学校1階平面図（改修前）
縮尺/Scale
(A1) S=1/200
(A3) S=1/400

図面番号/No.
E-017

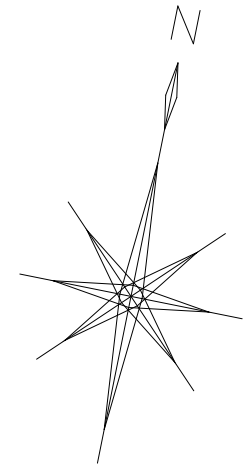


図示の分電盤を新設する
図示の照明器具及び配線を新設する


機器凡例	
	LED器具40W型
	LED器具20W型
	LED器具20W型 壁付
	LED器具 ダウンライト
	タンブラスイッチ 1P15A×1
	タンブラスイッチ 1P15A×2
	リモコンスイッチ 1回路
	リモコンスイッチ 2回路
	リモコンスイッチ 4回路+一括
	人感センサー操作ユニット 2回路用
	アウトレットボックス 4中浅
	プルボックス 150×150×150
	天井扇(換気扇)

特記無き新設配管・配線は下記による	
	隠蔽(天井内)コログシ配線
	配管配線
	1種金属線び(メタルモール)A型及び付属品
	(PF22)

	EM-EEF1. 6-2C
	EM-EEF1. 6-3C(1C=E)
	EM-EEF1. 6-3C
	EM-EEF1. 6-2C ×2
	EM-AE0. 9-2C
	配管・配線共既設のまま

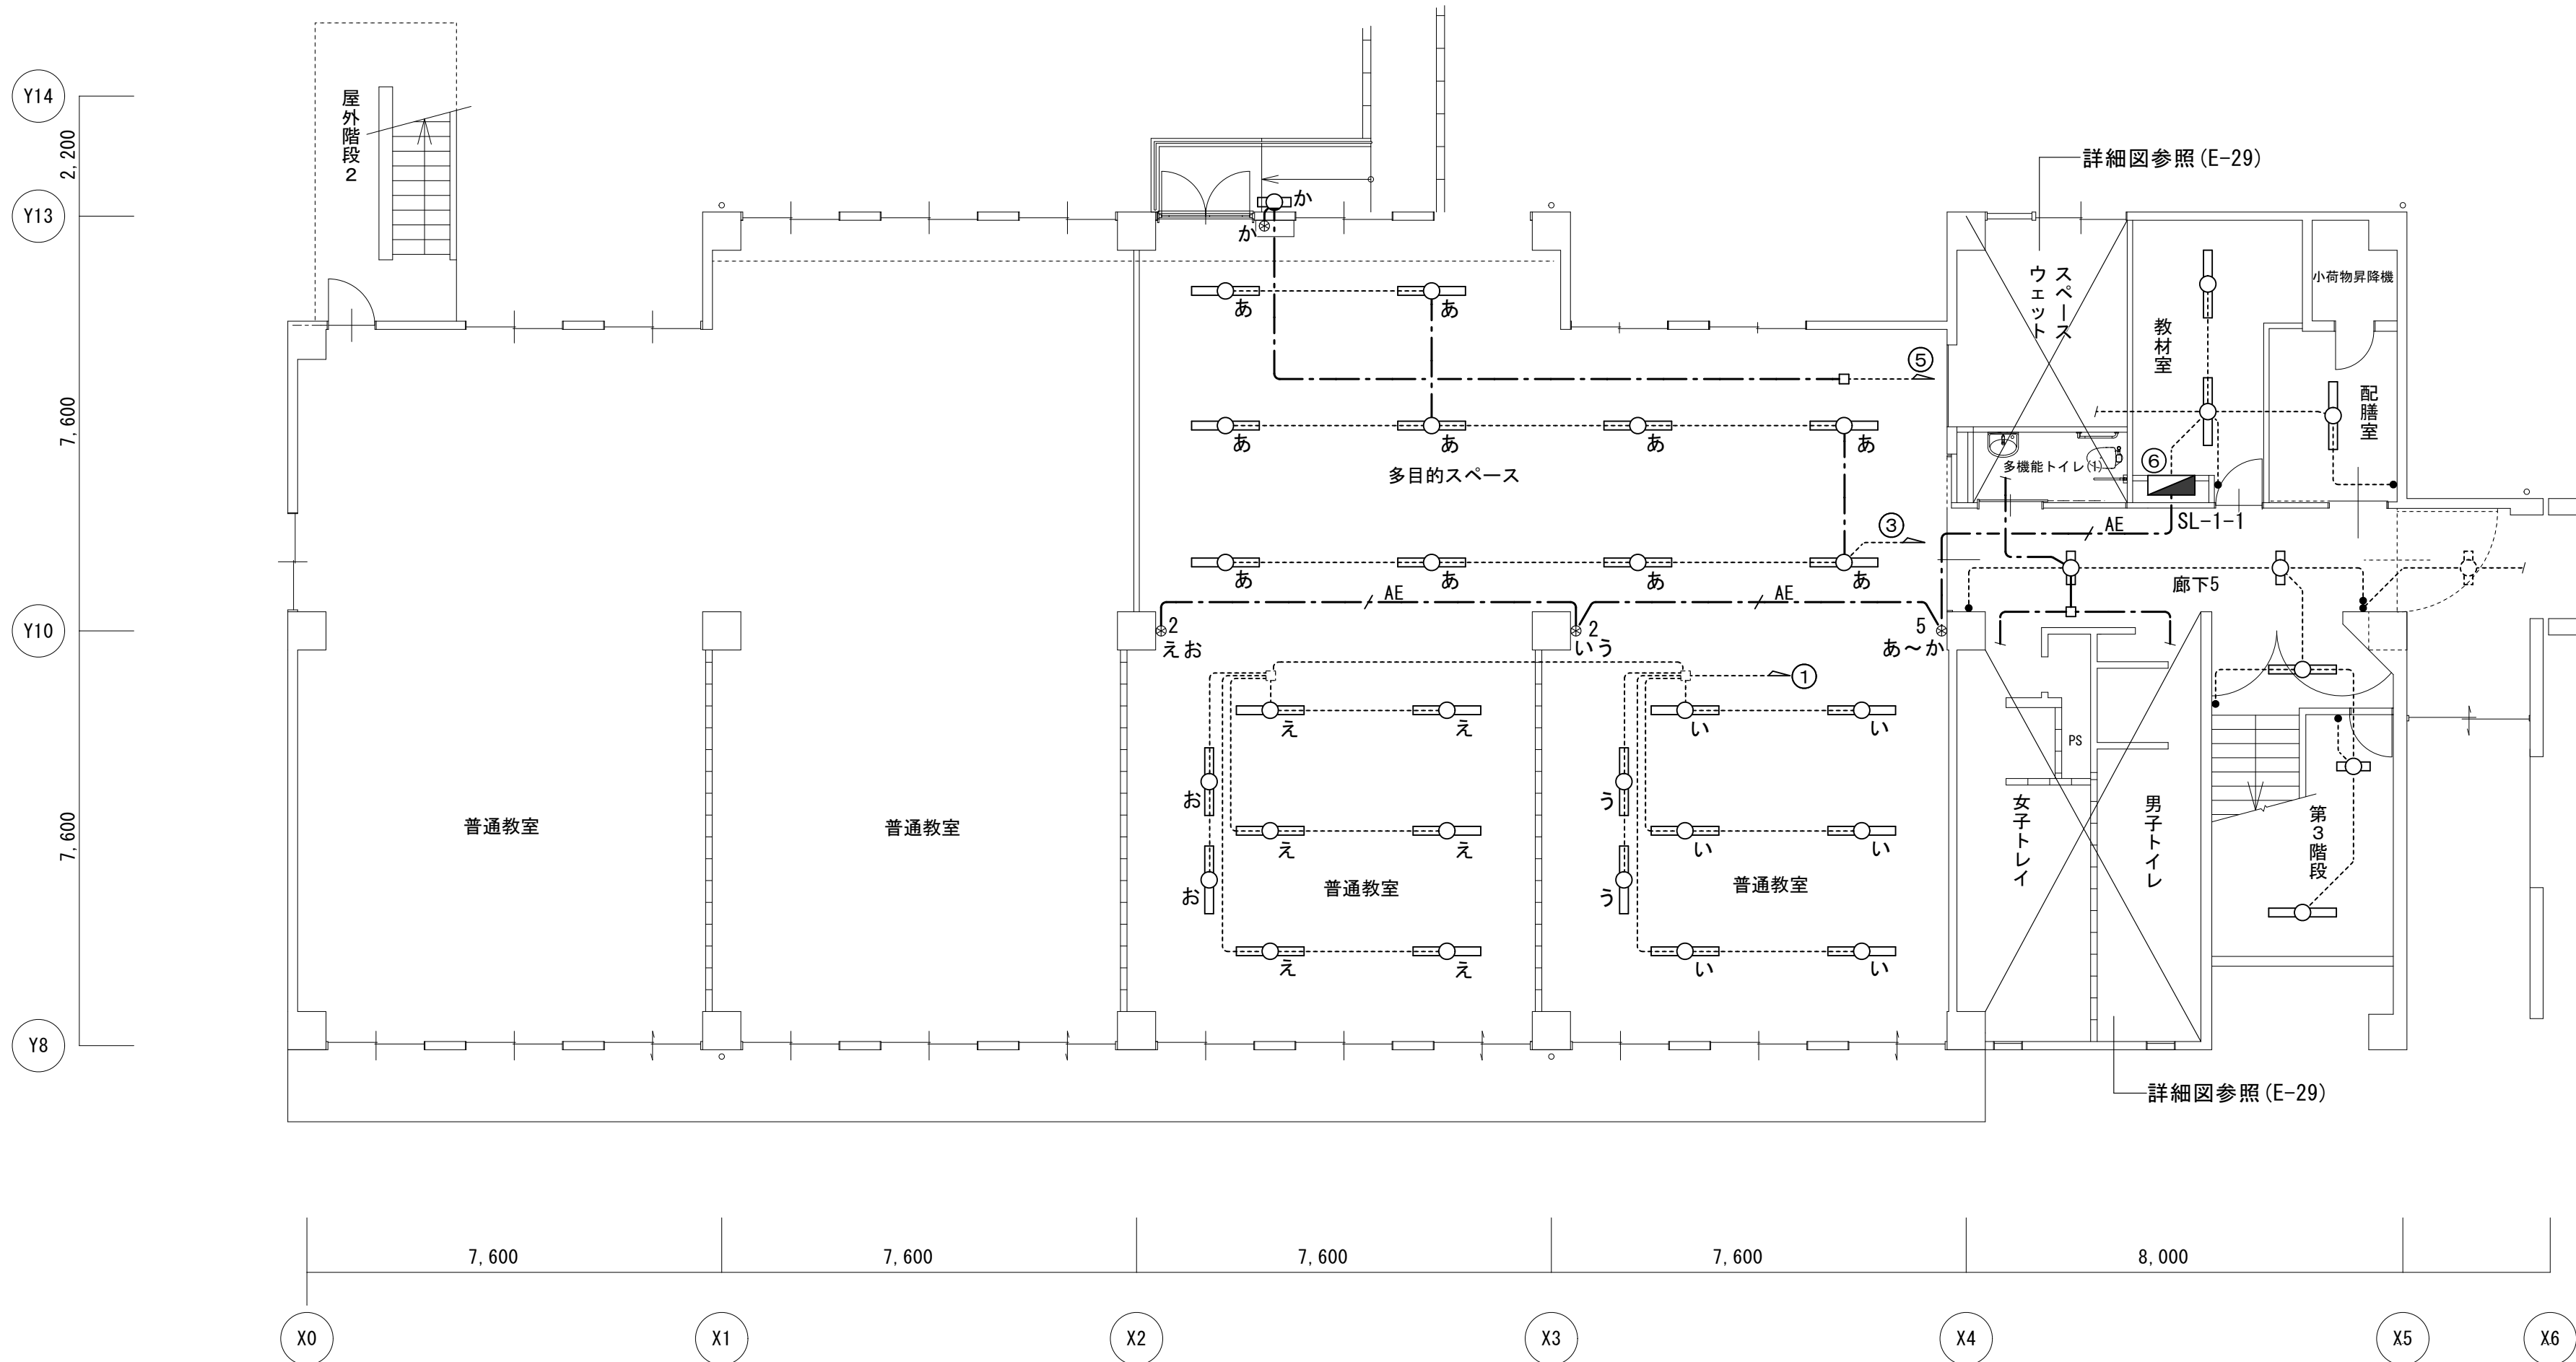

小学校 1 階平面図 1/100

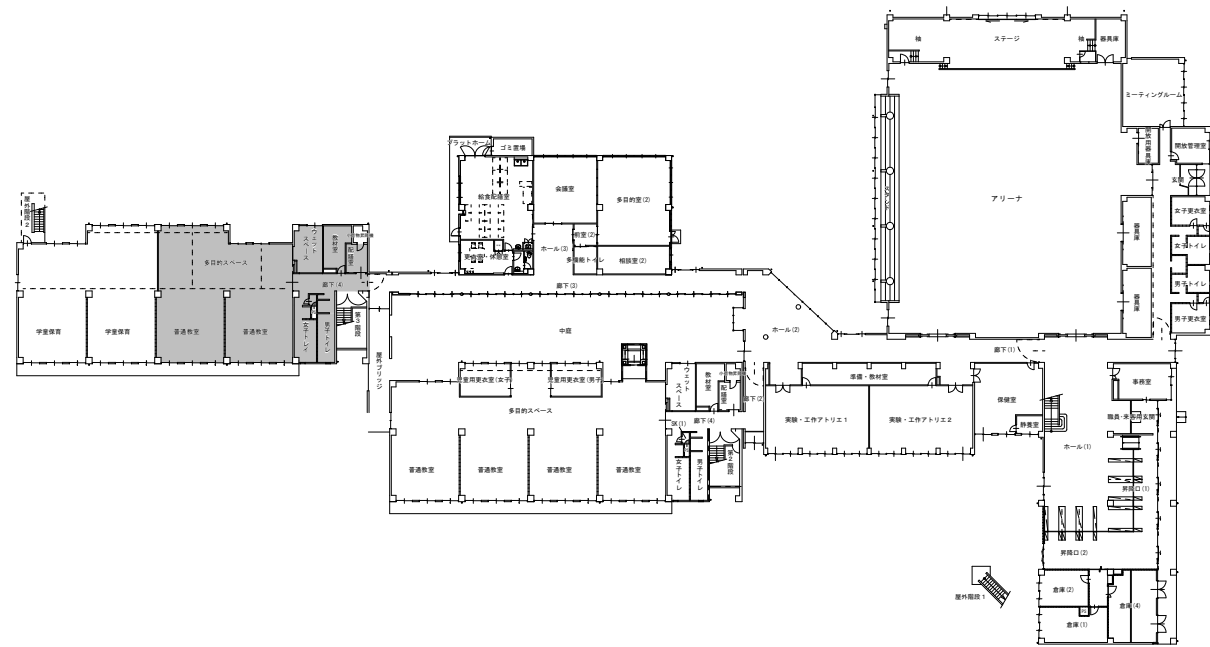

一級建築士事務所 〈千葉県知事登録 第1-2101-3267号〉
株式会社 竹江設計事務所
TAKEE ARCHITECT OFFICE CORPORATION
千葉県鎌ヶ谷市西佐津間1-18-1 Tel 047(445)4064

・Drawn By _____ Date _____
・Checked By _____ Date _____
・Approved By _____ Date _____

企画・設計者/Plan & Designer
一級建築士 第233297号
竹江 文章

設計認印

物件作品名/Title

【継】桜台小学校校舎改修工事及び桜台中学校校舎一部改修工事


図面種別/Drawing

電灯設備小学校1階平面図1 (改修後)

縮尺/Scale
(A1) S=1/100
(A3) S=1/200

図面番号/No.

E-018

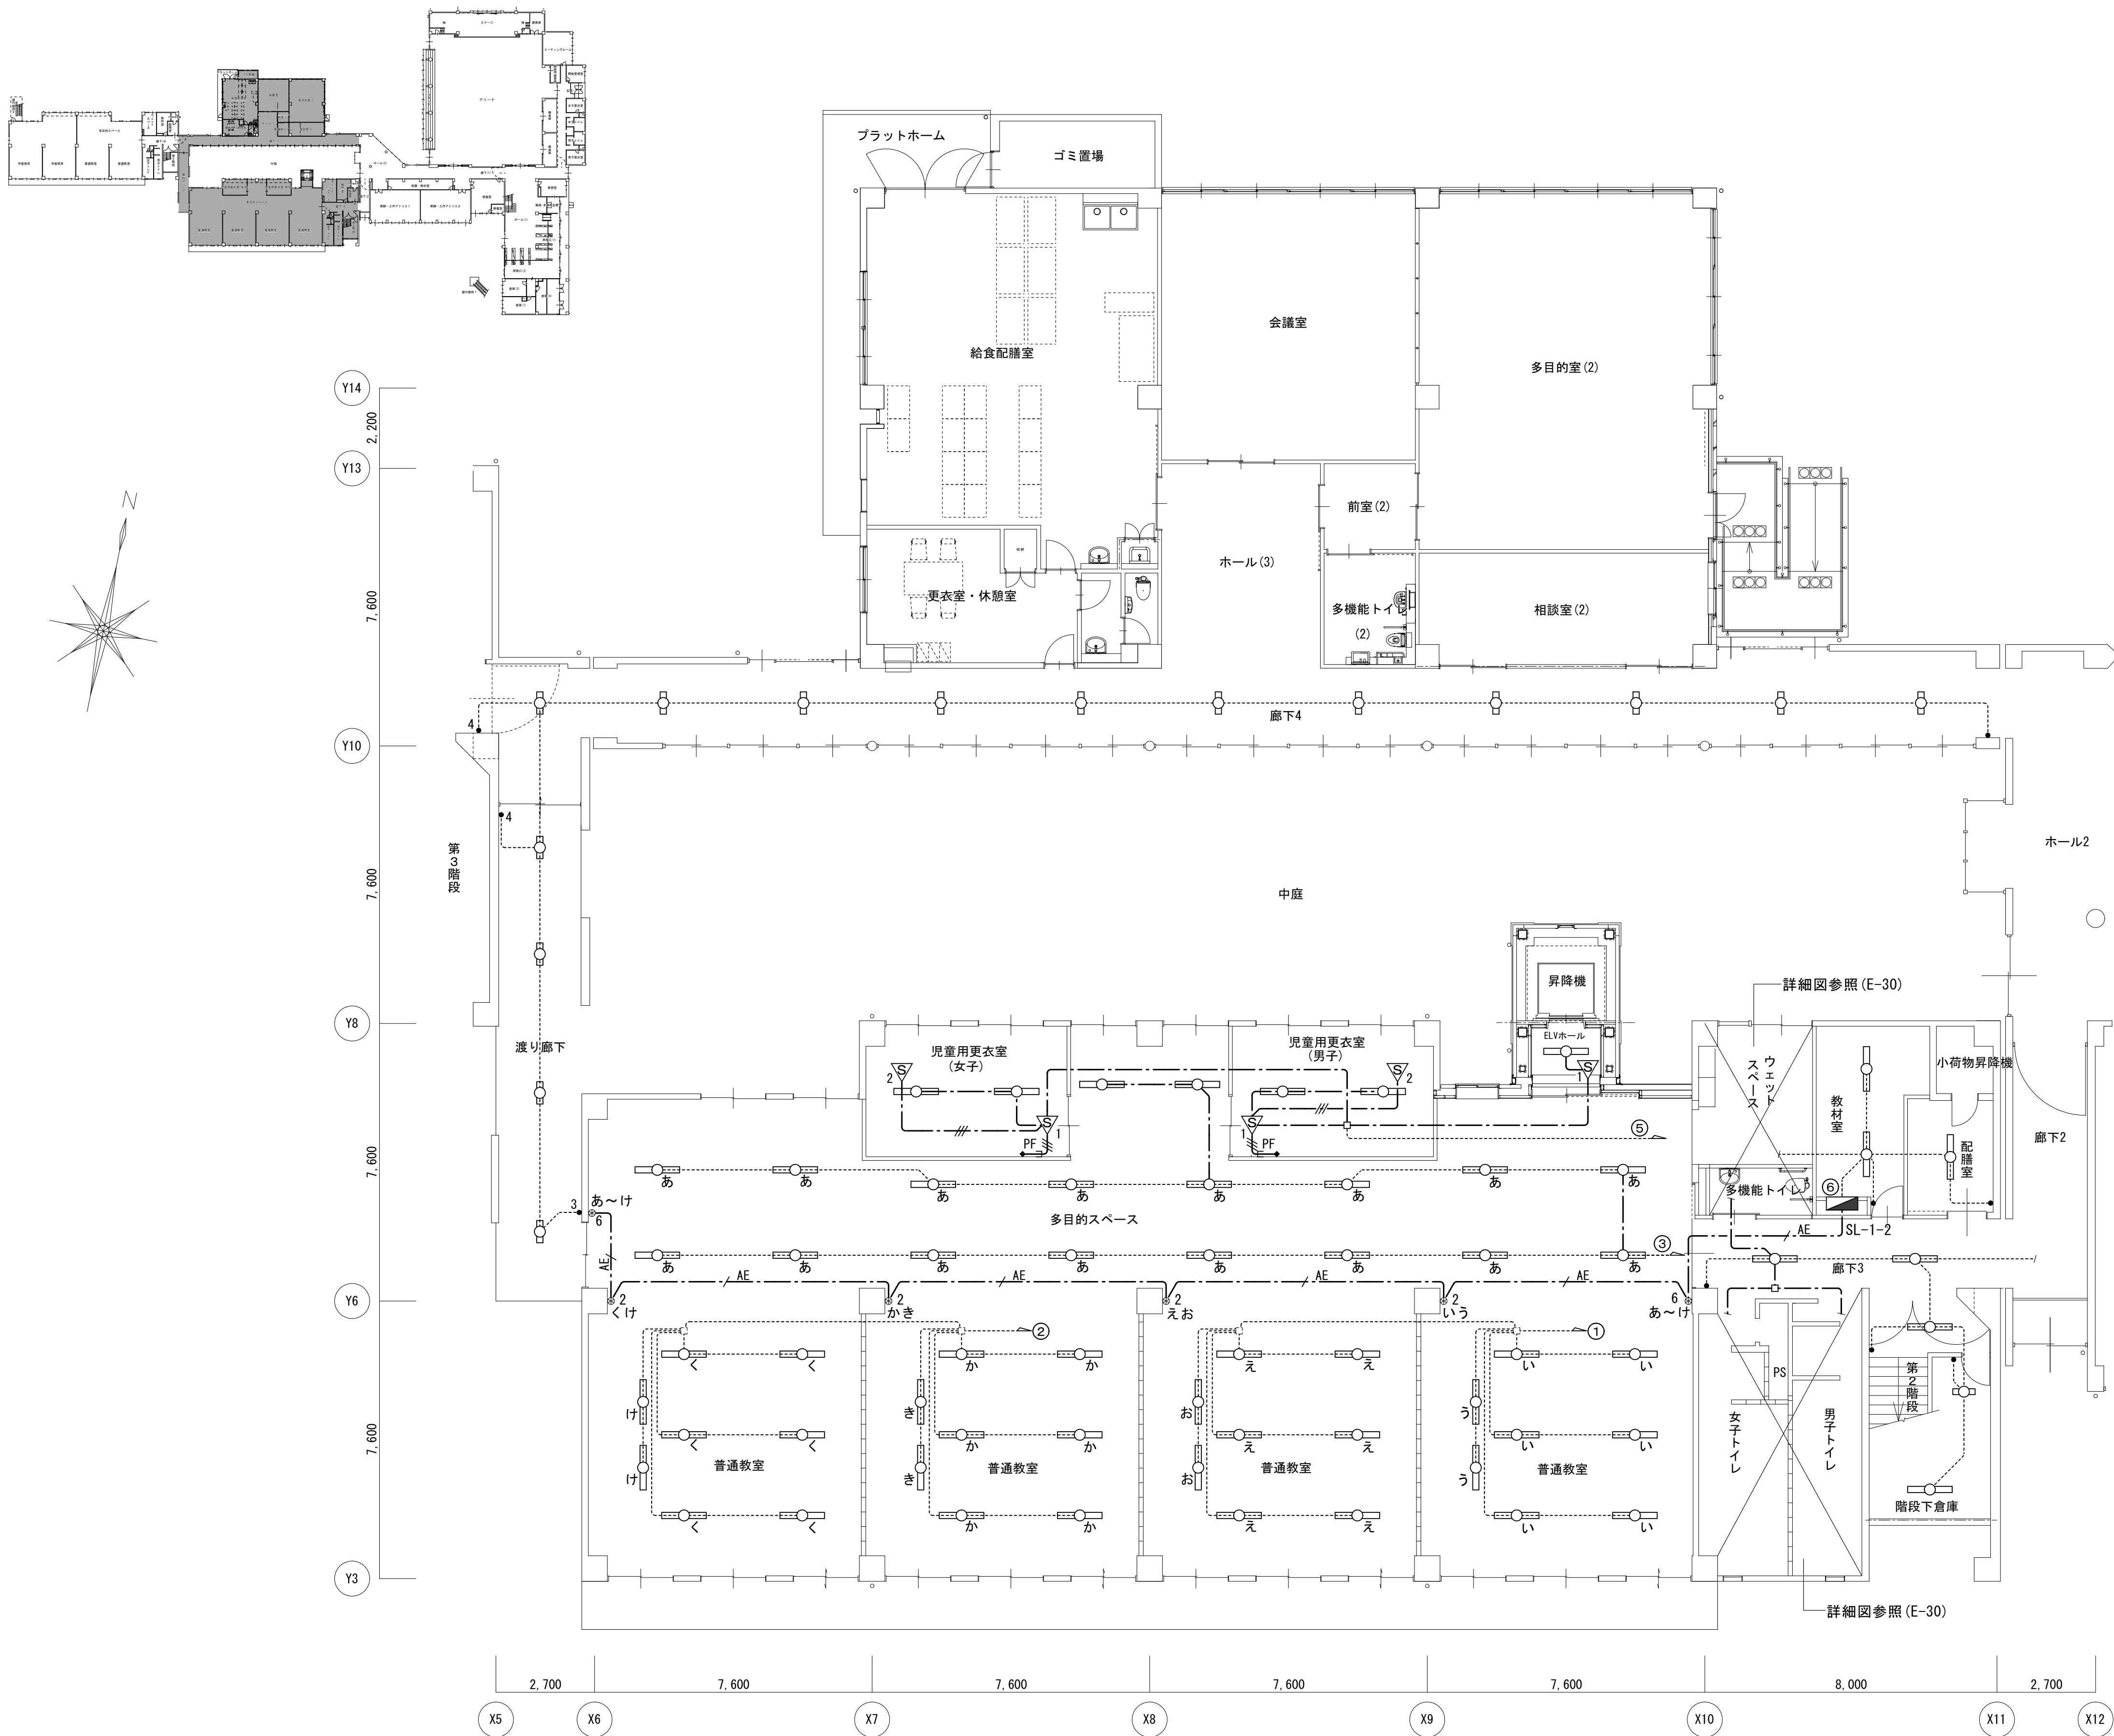

図示の分電盤を新設する
図示の照明器具及び配線を新設する

特記無き新設配管・配線は下記による	
----	隠蔽(天井内)コログン配線
----	配管配線
—MMA—	1種金属線び(メタルモール)A型及び付属品
—PF—	(PF22)

—	EM-EEF1. 6-2C
—	EM-EEF1. 6-3C (1C=E)
—	EM-EEF1. 6-3C
—	(EM-EEF1. 6-2C) × 2
—	(EM-EEF1. 6-2C) + (EM-EEF1. 6-3C)
—	(EM-EEF1. 6-3C) + (EM-EEF1. 6-2C) × 2
—2.0—	EM-EEF2. 0-3C (1C=E)
-----	配管・配線共既設のまま

機器凡例	
○	LED器具40W型
□	LED器具20W型
◎	LED器具 ダウンライト
▽1	人感センサー 親機
▽2	人感センサー 子機
▽1F	人感センサー 換気扇連動親機
•	タンブラスイッチ 1P15A×1
••	タンブラスイッチ 1P15A×2
•••	タンブラスイッチ 1P15A×3
★	調光スイッチ
•	人感センサー操作ユニット 1回路用
•2	人感センサー操作ユニット 2回路用
□	アウトレットボックス 4中浅
□	プルボックス 150×150×150
⊙	天井扇(換気扇)
⊙2	リモコンスイッチ 2回路
⊙6	リモコンスイッチ 5回路+一括

児童用更衣室(男子) 教材室
L3×2 N1×2

児童用更衣室(女子) 配膳室
L3×2 N1×1

ELVホール 廊下3
N1×1 N3×2

多目的スペース 階段下倉庫
L3×18 A1×1
E×1

渡り廊下 第2階段
D×4 F×1

普通教室
L3×6
B×2

普通教室
L3×6
B×2

普通教室
L3×6
B×2

普通教室
L3×6
B×2

小学校 1 階平面図 1/100



一級建築士事務所 〈千葉県知事登録 第1-2101-3267号〉
株式会社 竹江設計事務所
TAKEE ARCHITECT OFFICE CORPORATION
千葉県鎌ヶ谷市西佐津間1-18-1 Tel 047(445)4064

・Drawn By Date
・Checked By Date
・Approved By Date

企画・設計者/Plan & Designer
一級建築士 第233297号
竹江 文章

設計認印

物件作品名/Title

【継】桜台小学校校舎改修工事及び桜台中学校校舎一部改修工事


図面種別/Drawing

電灯設備小学校1階平面図2 (改修後)

縮尺/Scale
(A1) S=1/100
(A3) S=1/200

図面番号/No.

E-019

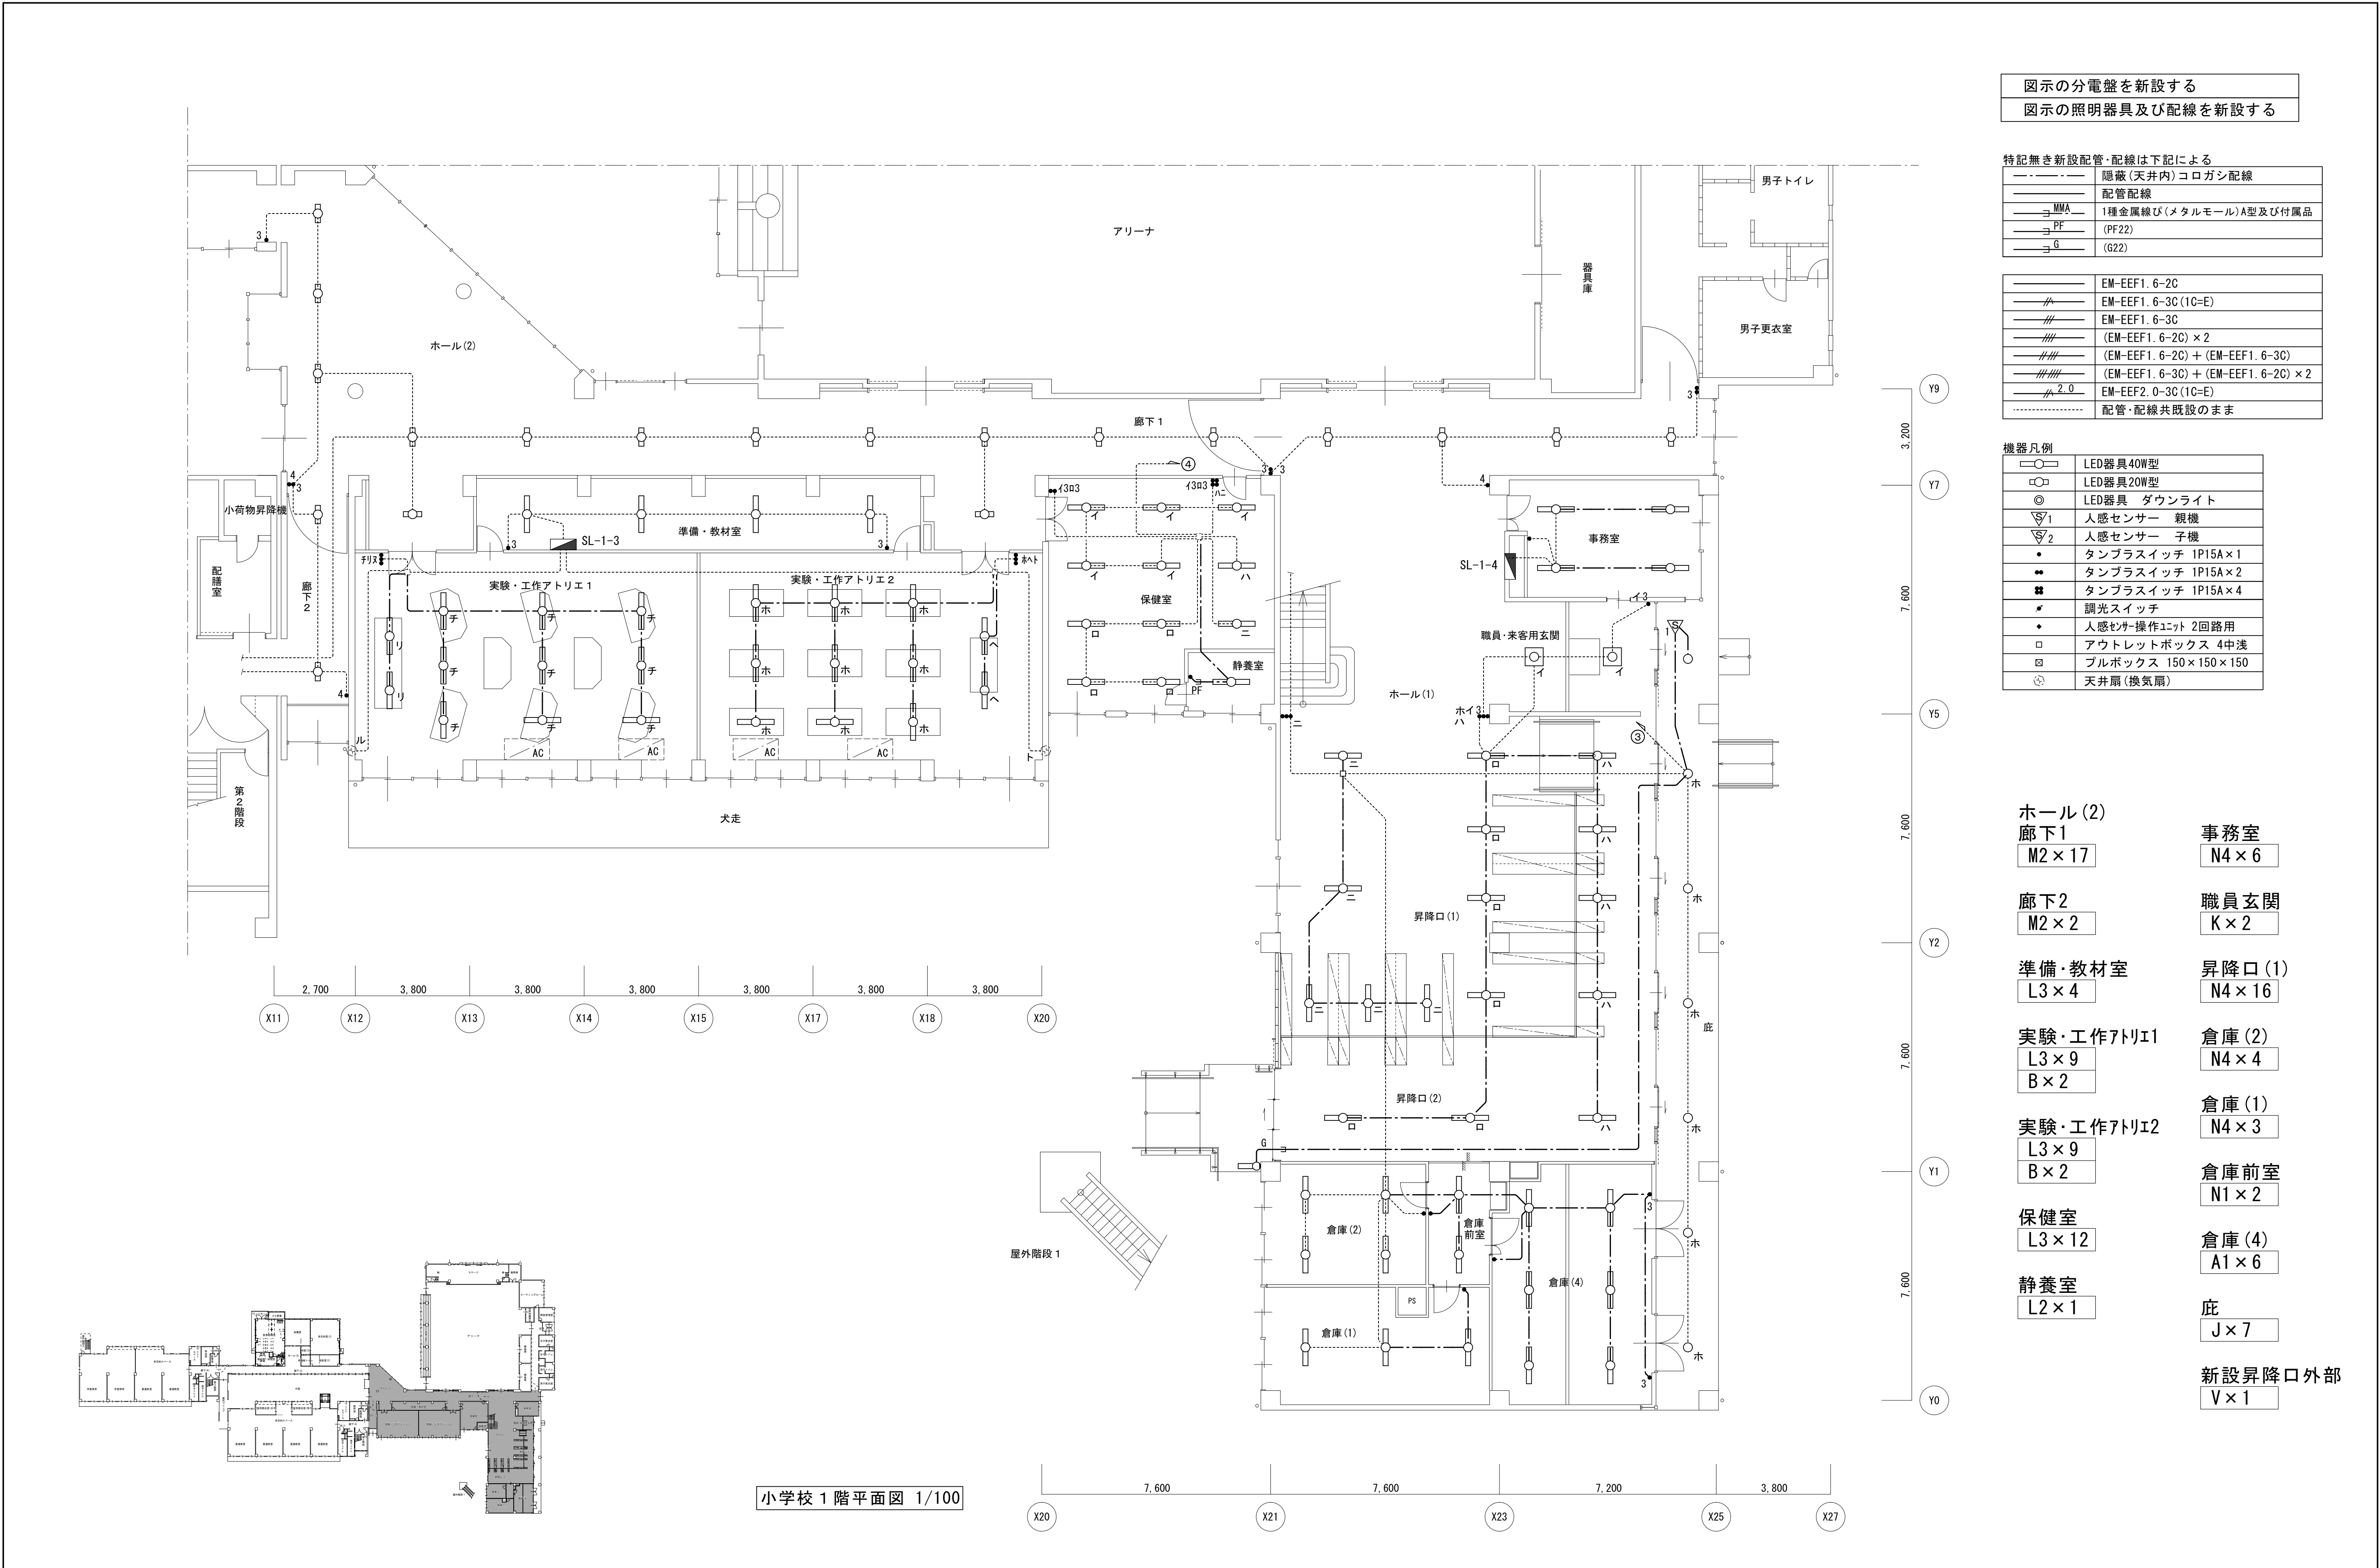

図示の分電盤を新設する
図示の照明器具及び配線を新設する

特記無き新設配管・配線は下記による	
—	隠蔽 (天井内) コロガシ配線
—	配管配線
≡ MMA	1種金属線び (メタルモール) A型及び付属品
≡ PF	(PF22)
≡ G	(G22)

—	EM-EEF1. 6-2C
—	EM-EEF1. 6-3C (1C=E)
—	EM-EEF1. 6-3C
—	(EM-EEF1. 6-2C) × 2
—	(EM-EEF1. 6-2C) + (EM-EEF1. 6-3C)
—	(EM-EEF1. 6-3C) + (EM-EEF1. 6-2C) × 2
—	EM-EEF2. 0-3C (1C=E)
—	配管・配線共既設のまま

機器凡例	
○	LED器具40W型
□	LED器具20W型
◎	LED器具 ダウンライト
▽1	人感センサー 親機
▽2	人感センサー 子機
•	タンブラスイッチ 1P15A×1
••	タンブラスイッチ 1P15A×2
•••	タンブラスイッチ 1P15A×4
■	調光スイッチ
•	人感センサー操作ユニット 2回路用
□	アウトレットボックス 4中浅
□	プルボックス 150×150×150
⊕	天井扇 (換気扇)

ホール (2)	事務室
廊下1	N4 × 6
M2 × 17	
廊下2	職員玄関
M2 × 2	K × 2
準備・教材室	昇降口 (1)
L3 × 4	N4 × 16
実験・工作アトリエ1	倉庫 (2)
L3 × 9	N4 × 4
B × 2	
実験・工作アトリエ2	倉庫 (1)
L3 × 9	N4 × 3
B × 2	
保健室	倉庫前室
L3 × 12	N1 × 2
静養室	倉庫 (4)
L2 × 1	A1 × 6
	庇
	J × 7
	新設昇降口外部
	V × 1


A21	FL20W×1	直付 富士型
A41	FL40W×1	直付 富士型
A41G	FL40W×1	直付 富士型 ガード付
A42R	FL40W×2	直付 反射傘 防湿
B22	FL20W×2	直付 富士型
B22R	FL20W×2	直付 富士型 防湿
C21	FL20W×1	直付 トラフ型
C41	FL40W×1	直付 トラフ型
D41	FL40W×1	バ イ フ 吊り 黒板灯
E42	FL40W×2	直付 ルーバー付
F43	FL40W×3	直付 ルーバー付
H22	FL20W×2	埋込 下面開放
H22R	FL20W×2	埋込 下面開放 防水
H41	FL40W×1	埋込 下面開放
H42	FL40W×2	埋込 下面開放

I11	FL10W×1	直付 アクリルカバー
I21	FL20W×1	直付 アクリルカバー
I21R	FL20W×1	直付 アクリルカバー 防水
I41	FL40W×1	直付 アクリルカバー
J36	FHP36W×3	直付 ルーバー付
K36	FHP36W×3	埋込 ルーバー付
P18	FDL18W×1	埋込 ダウンライト
Q9	FDL9W×1	埋込
R27	FDL27W×1	埋込 ダウンライト
S32	FCL32W+30W	コード吊り
S43	FCL40W+32W	コード吊り
T61	ミニクリプトン60W	壁付 ブラケット
Z60	ミニクリプトン60W	直付 シーリング
N11	FL10W×1	放送中表示灯

パソコン室
F43×24
D41×4

準備室
F43×3

廊下 5
H22×11

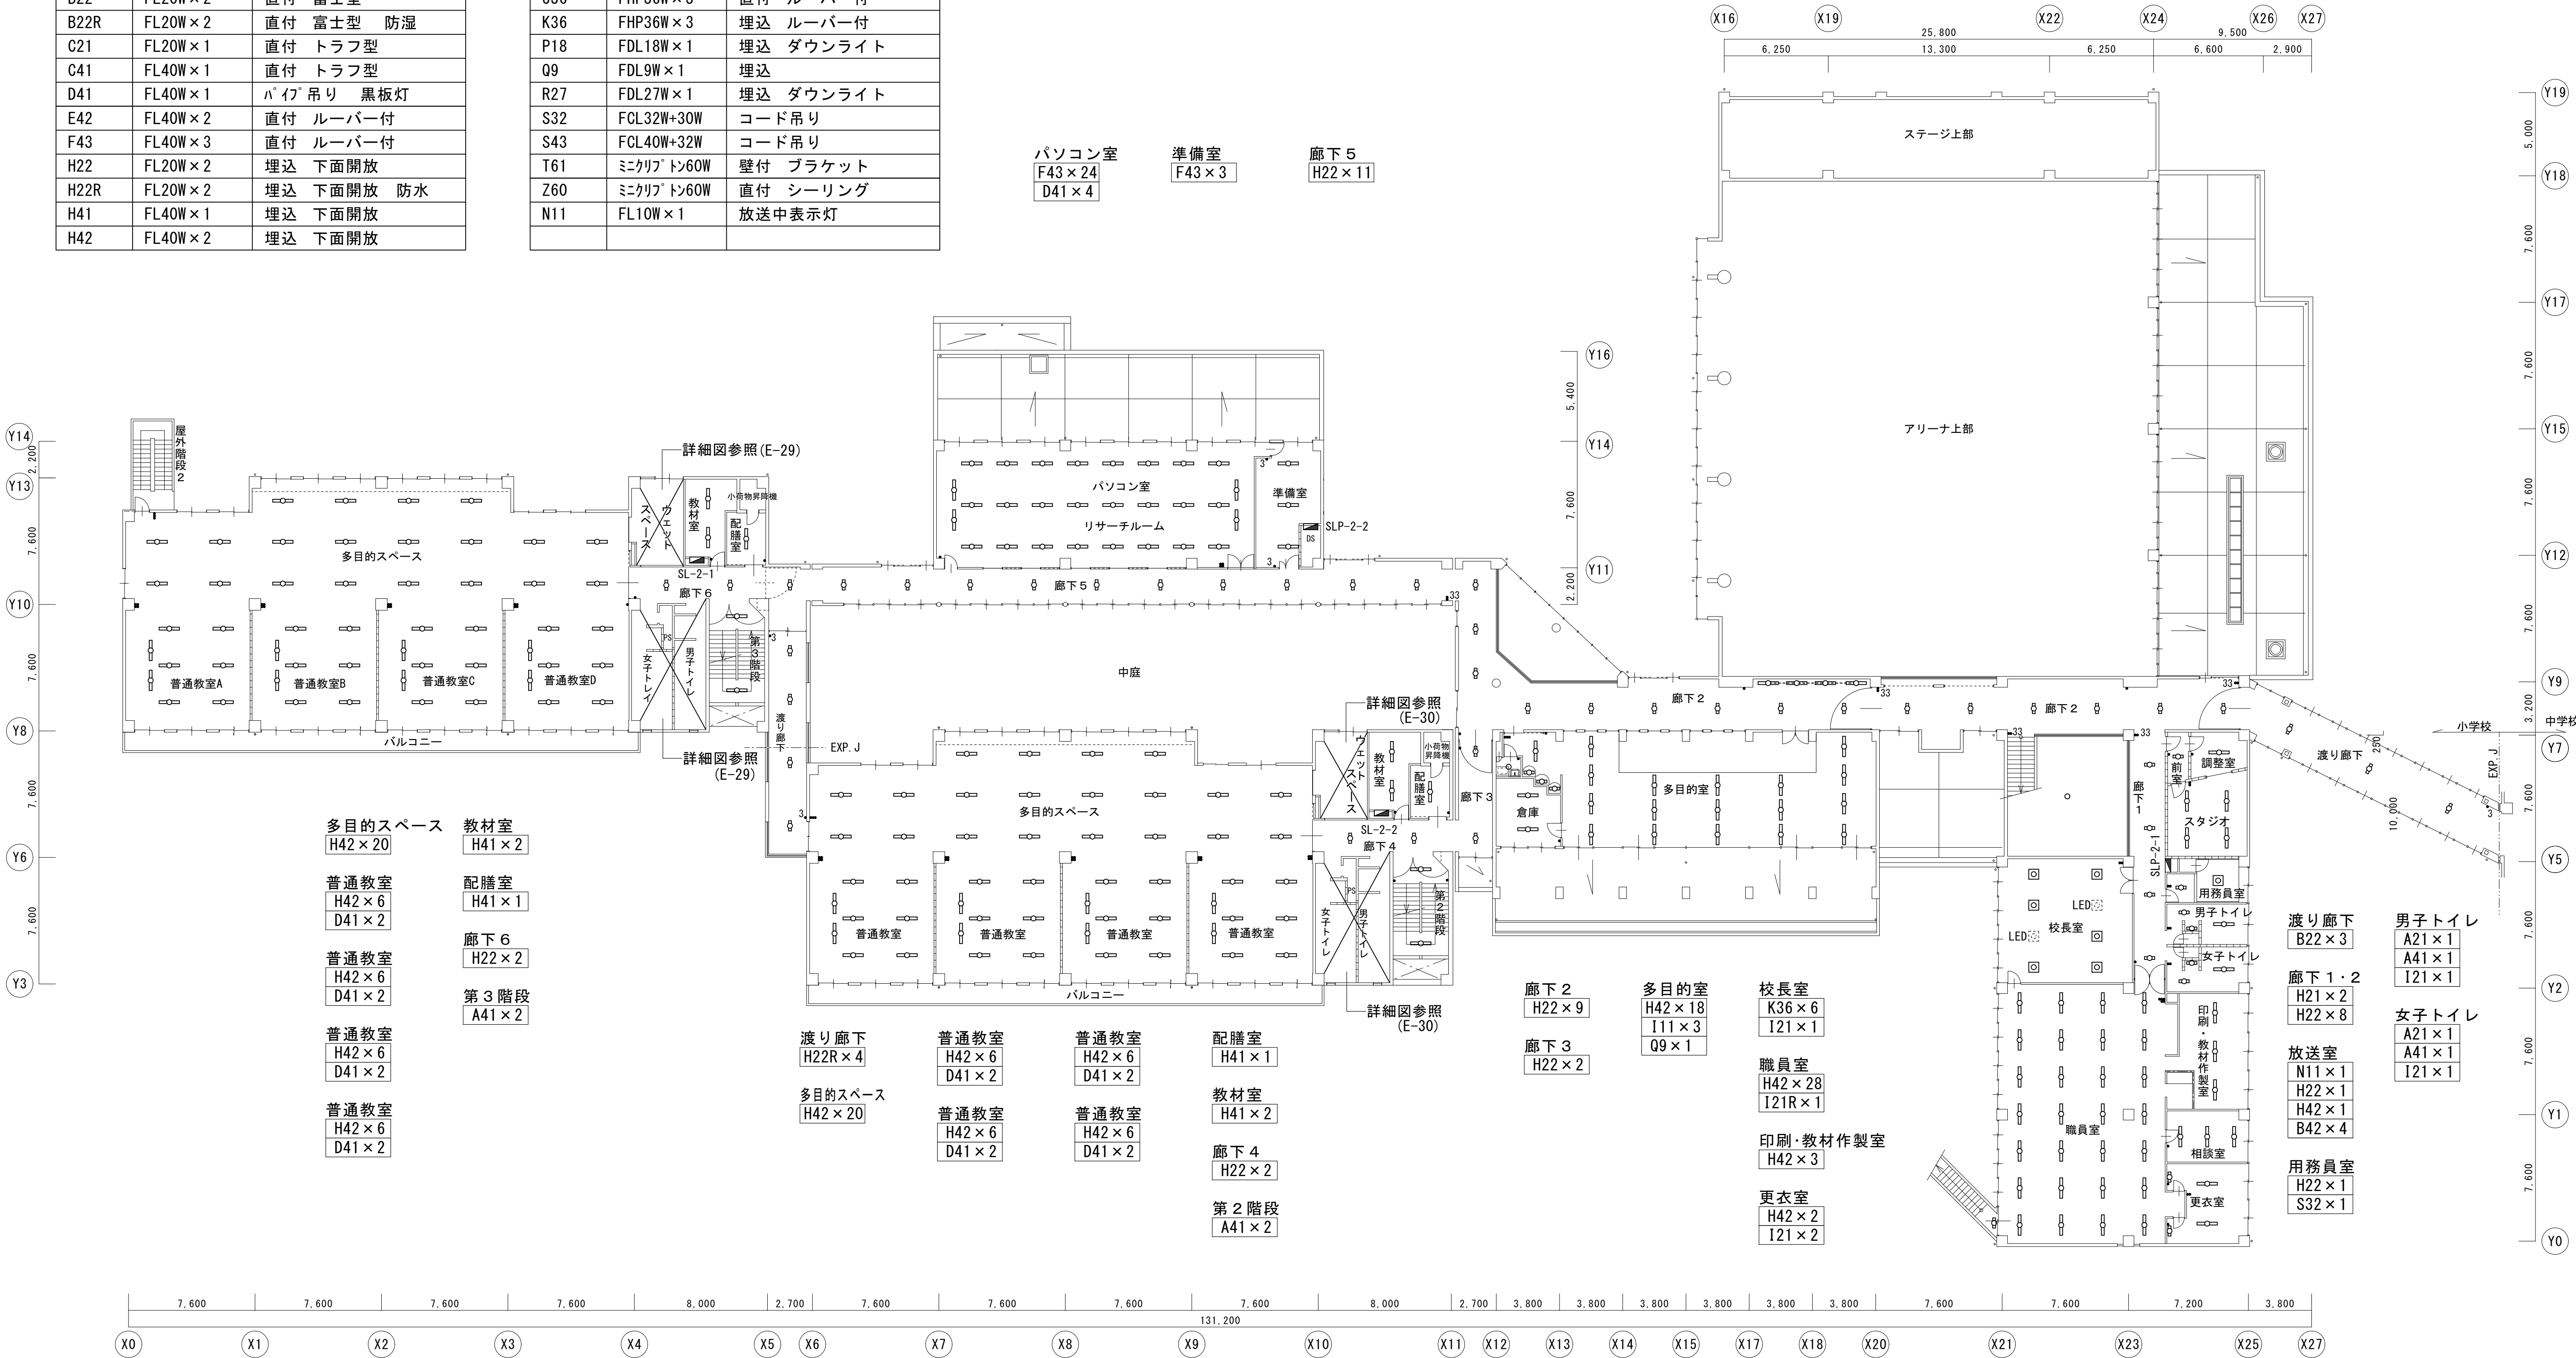

小学校 2 階平面図 1/200

図示の照明器具を撤去する



一級建築士事務所 〈千葉県知事登録 第1-2101-3267号〉
株式会社 竹江設計事務所
TAKEE ARCHITECT OFFICE CORPORATION
千葉県鎌ケ谷市西佐津間1-18-1 Tel 047(445)4064

・Drawn By Date
・Checked By Date
・Approved By Date

企画・設計者／Plan & Designer

一級建築士 第233297号
竹江 文章


設計認印

物件作品名／Title
【継】桜台小学校校舎改修工事及び桜台中学校校舎一部改修工事

図面種別／Drawing
電灯設備小学校2階平面図（改修前）

縮尺／Scale
(A1) S=1/200
(A3) S=1/400

図面番号／No.
E-021

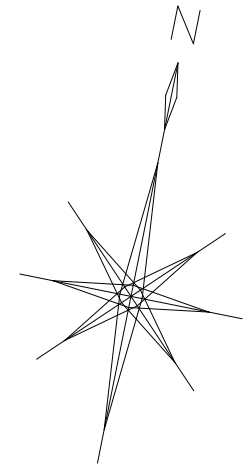


図示の分電盤を新設する
図示の照明器具及び配線を新設する

機器凡例	
	LED器具40W型
	LED器具20W型
	LED器具 ダウンライト
	人感センサー 親機
	人感センサー 子機
	タンブラスイッチ 1P15A×1
	タンブラスイッチ 1P15A×2
	リモコンスイッチ 1回路
	リモコンスイッチ 2回路
	リモコンスイッチ 4回路+一括
	人感センサー操作ユニット 1回路用
	アウトレットボックス 4中浅
	ブルボックス 150×150×150
	天井扇(換気扇)

特記無き新設配管・配線は下記による	
	隠蔽(天井内)コログラン配線
	配管配線
	1種金属線び(メタルモール)A型及び付属品
	(PF22)

	EM-EEF1.6-2C
	EM-EEF1.6-3C(1C=E)
	EM-EEF1.6-3C
	EM-EEF1.6-2C ×2
	EM-AE0.9-2C
	配管・配線共既設のまま

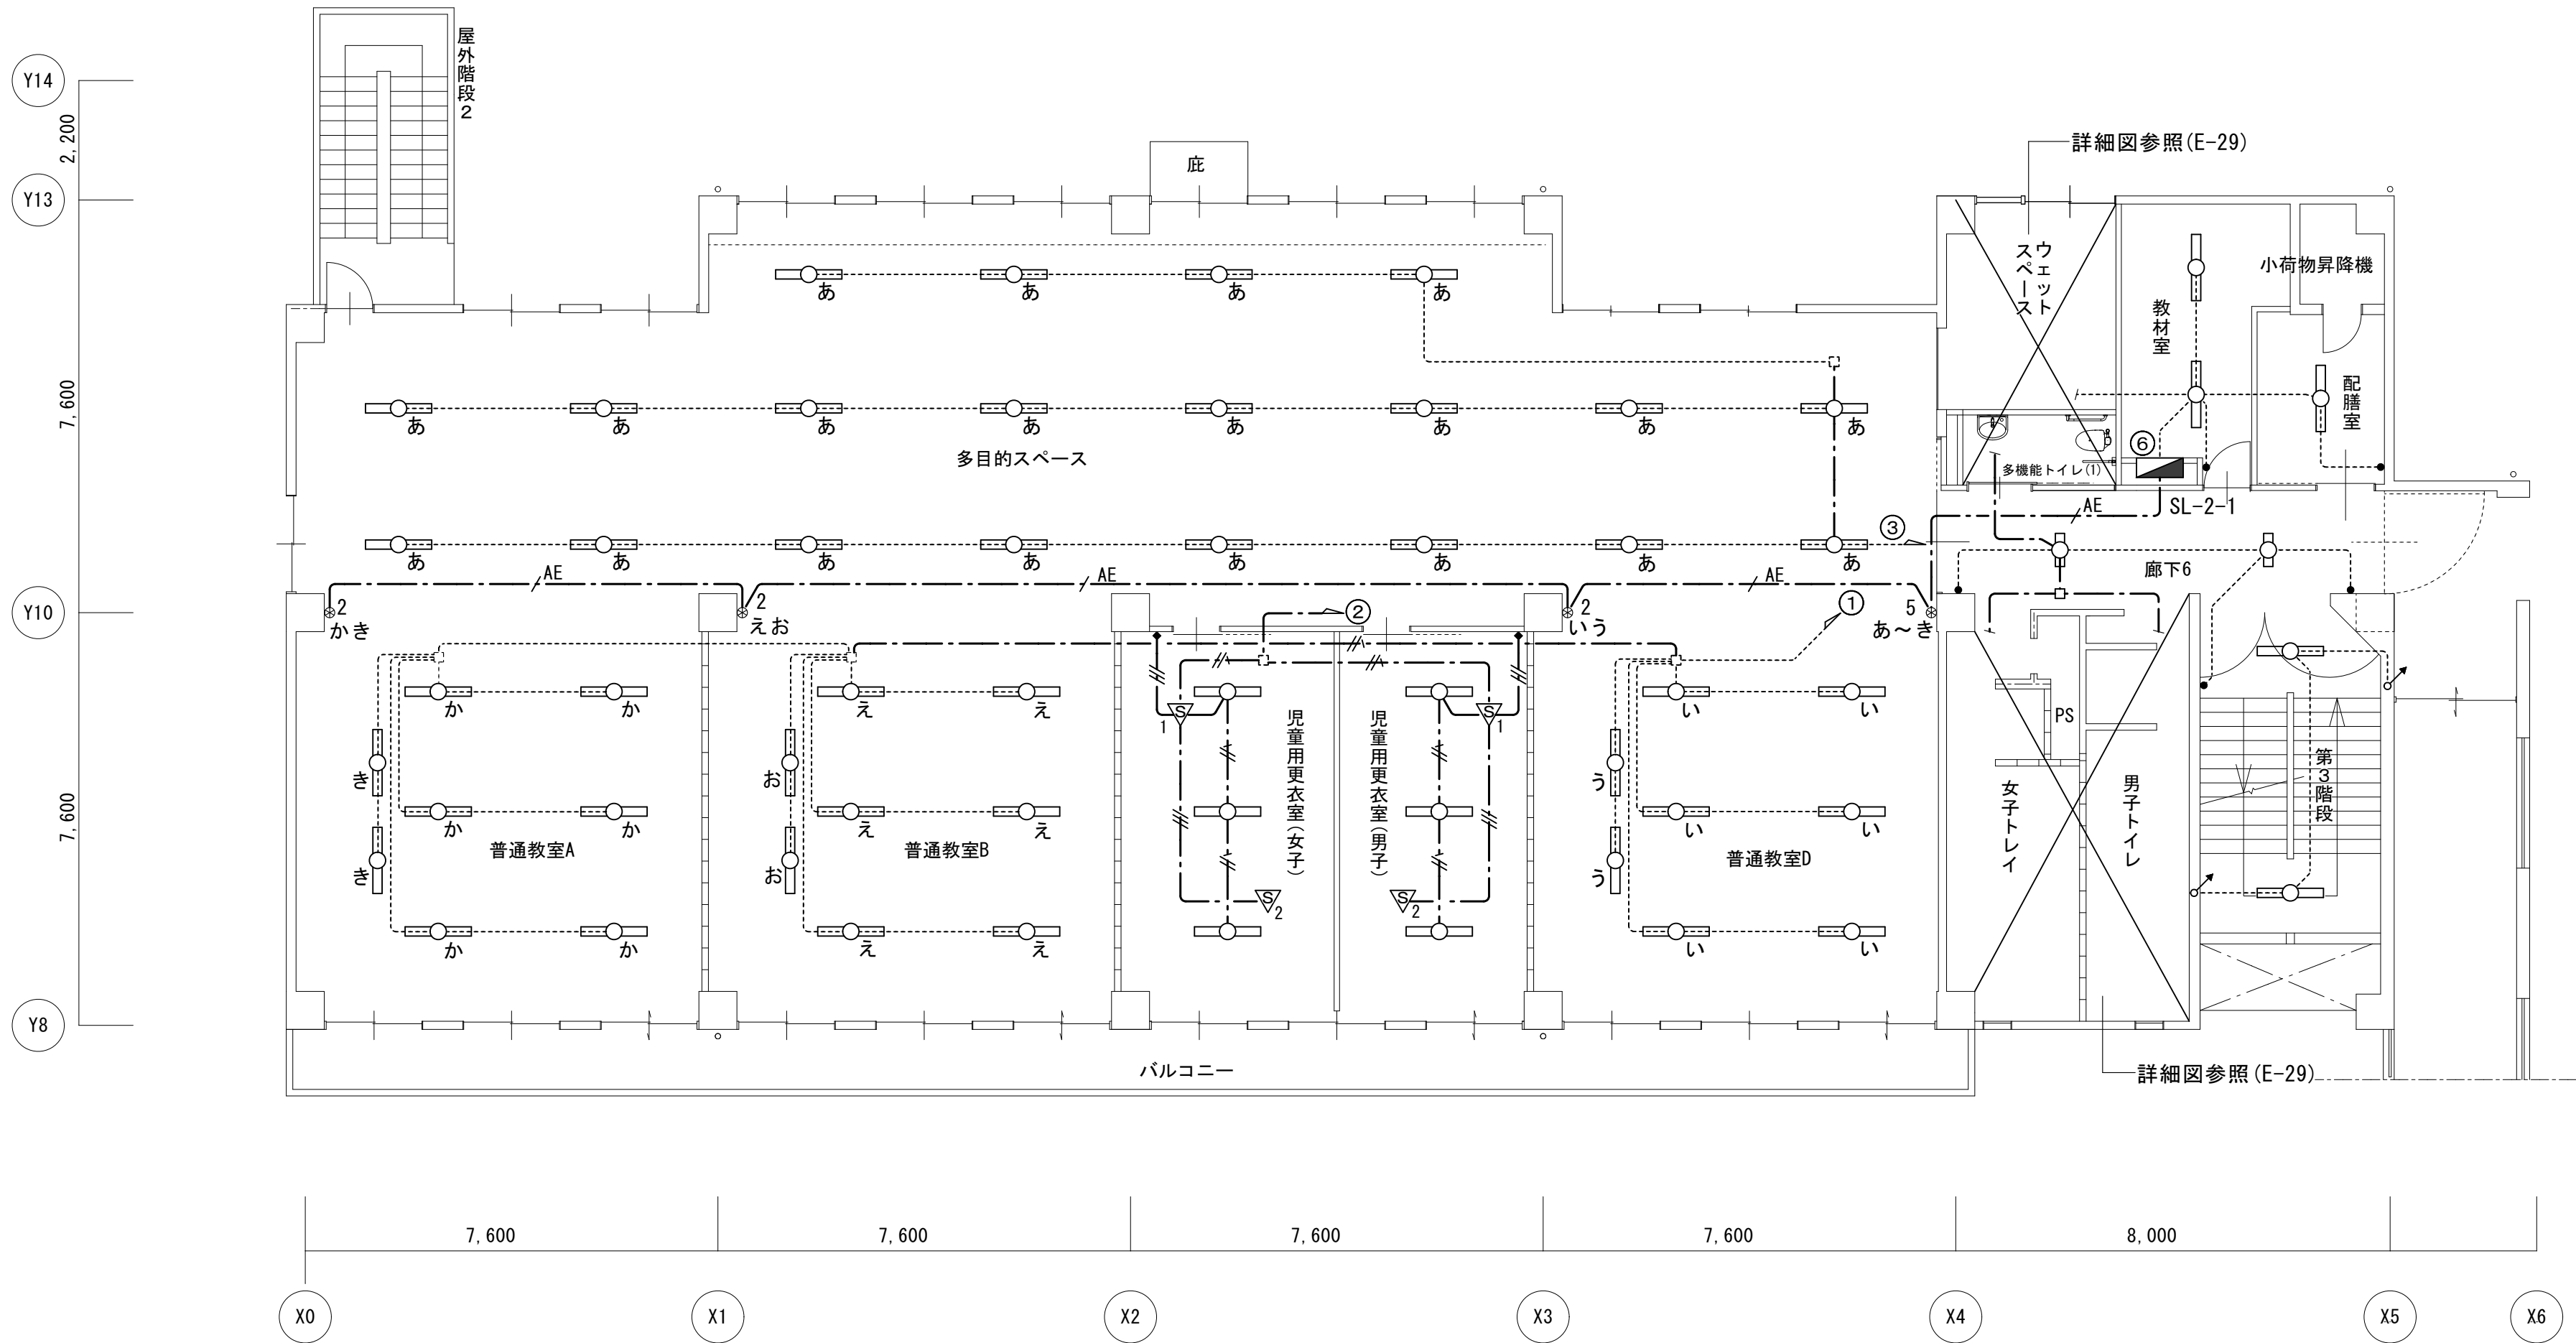

配膳室
N1×1

教材室
N1×2

第3階段
F×2

廊下6
M2×2

多目的スペース
L3×20

普通教室
L3×6
B×2


普通教室
L3×6
B×2

普通教室
L3×6
B×2

児童用更衣室(男子)
A2×3

児童用更衣室(女子)
A2×3

小学校 2 平面図 1/100

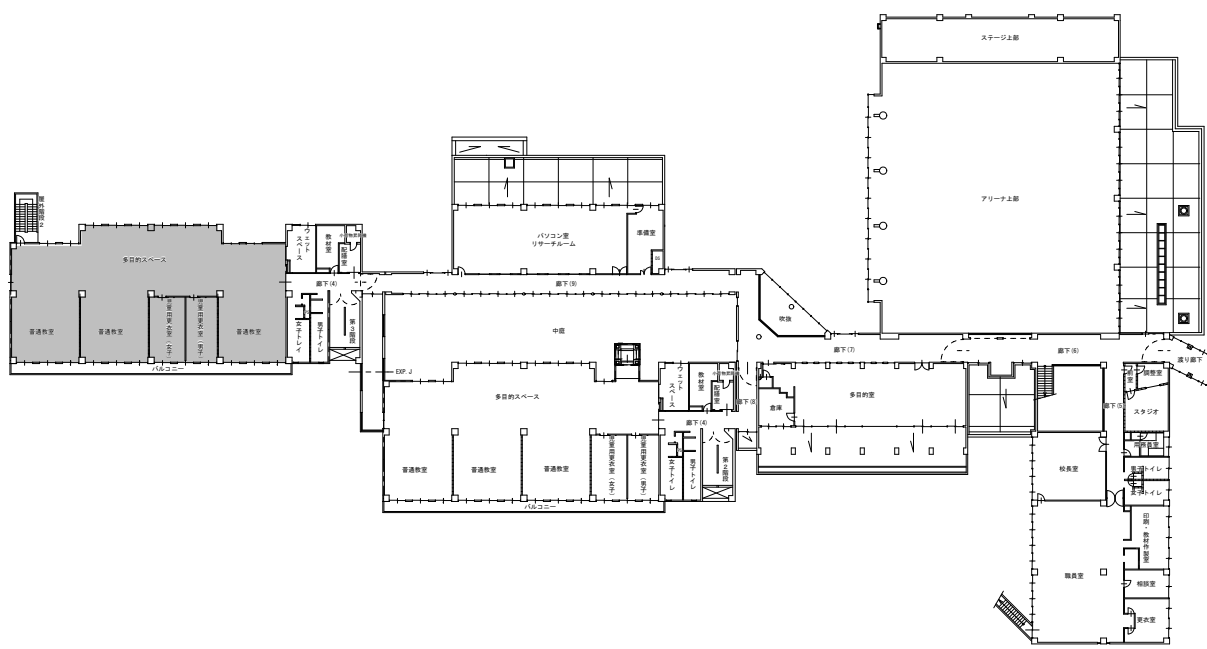

一級建築士事務所 〈千葉県知事登録 第1-2101-3267号〉
株式会社 竹江設計事務所
TAKEE ARCHITECT OFFICE CORPORATION
千葉県鎌ヶ谷市西佐津間1-18-1 Tel 047(445)4064

・Drawn By _____ Date _____
・Checked By _____ Date _____
・Approved By _____ Date _____

企画・設計者/Plan & Designer
一級建築士 第233297号
竹江 文章

設計認印

物件作品名/Title

【継】桜台小学校校舎改修工事及び桜台中学校校舎一部改修工事



図面種別/Drawing

電灯設備小学校2階平面図1 (改修後)

縮尺/Scale
(A1) S=1/100
(A3) S=1/200

図面番号/No.

E-022

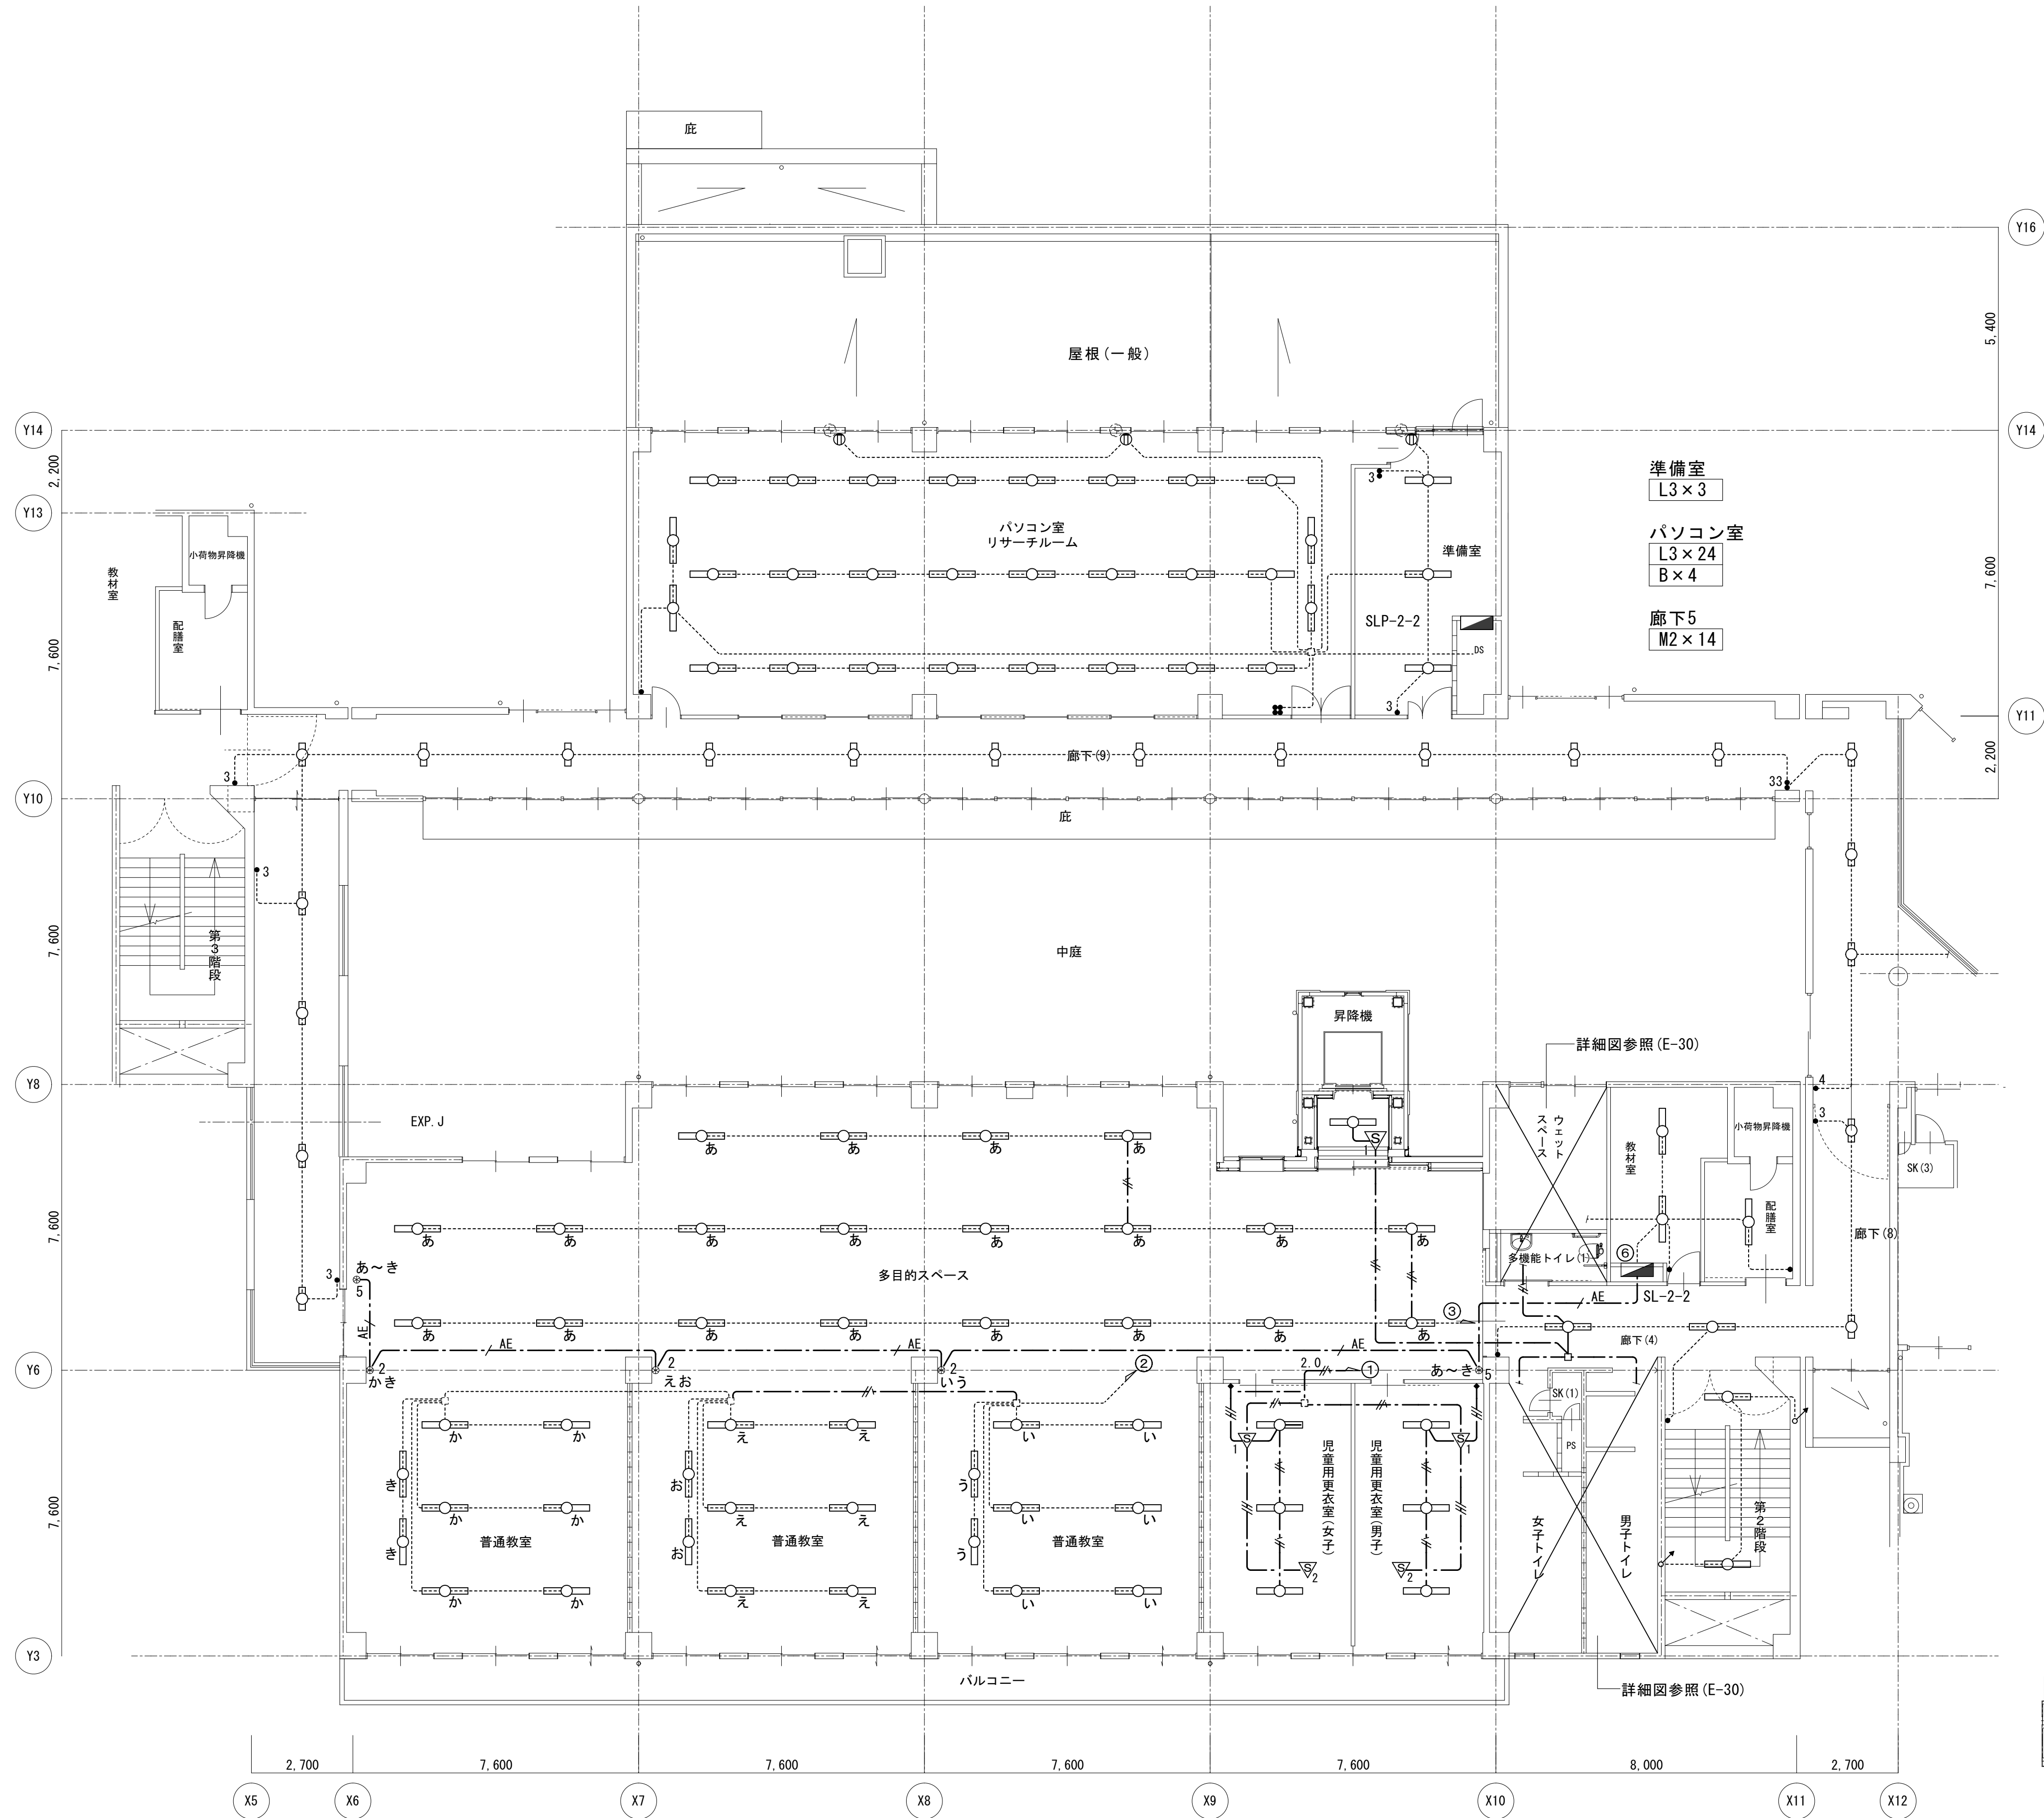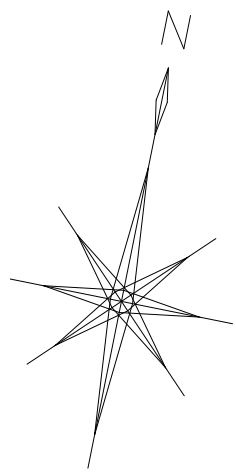

小学校 2 階平面図 1/100

図示の照明器具及び配線を新設する

特記無き新設配管・配線は下記による

---	隠蔽 (天井内) コロガシ配線
---	配管配線
MMA	1種金属線び (メタルモール) A型及び付属品
PF	(PF22)

---	EM-EEF1. 6-2C
---	EM-EEF1. 6-3C (1C=E)
---	EM-EEF1. 6-3C
2.0	EM-EEF1. 6-2C × 2
AE	EM-AEO. 9-2C
---	配管・配線共既設のまま

機器凡例

○	LED器具40W型
□	LED器具20W型
□	LED器具20W型 壁付
◎	LED器具 ダウンライト
●	タンブラスイッチ 1P15A×1
■	タンブラスイッチ 1P15A×2
⊙	リモコンスイッチ 1回路
⊙2	リモコンスイッチ 2回路
⊙5	リモコンスイッチ 4回路+一括
●	人感センサー操作ユニット 1回路用
□	アウトレットボックス 4中浅
⊞	プルボックス 150×150×150
(?)	天井扇 (換気扇)

渡り廊下
D×4

配膳室
O1×1

多目的スペース
L3×20

教材室
O1×2

ELVホール
N1×1

廊下4
M2×2

普通教室
L3×6
B×2


第2階段
F×2

普通教室
L3×6
B×2

普通教室
L3×6
B×2

児童用更衣室 (男子)
A2×3

児童用更衣室 (女子)
A2×3

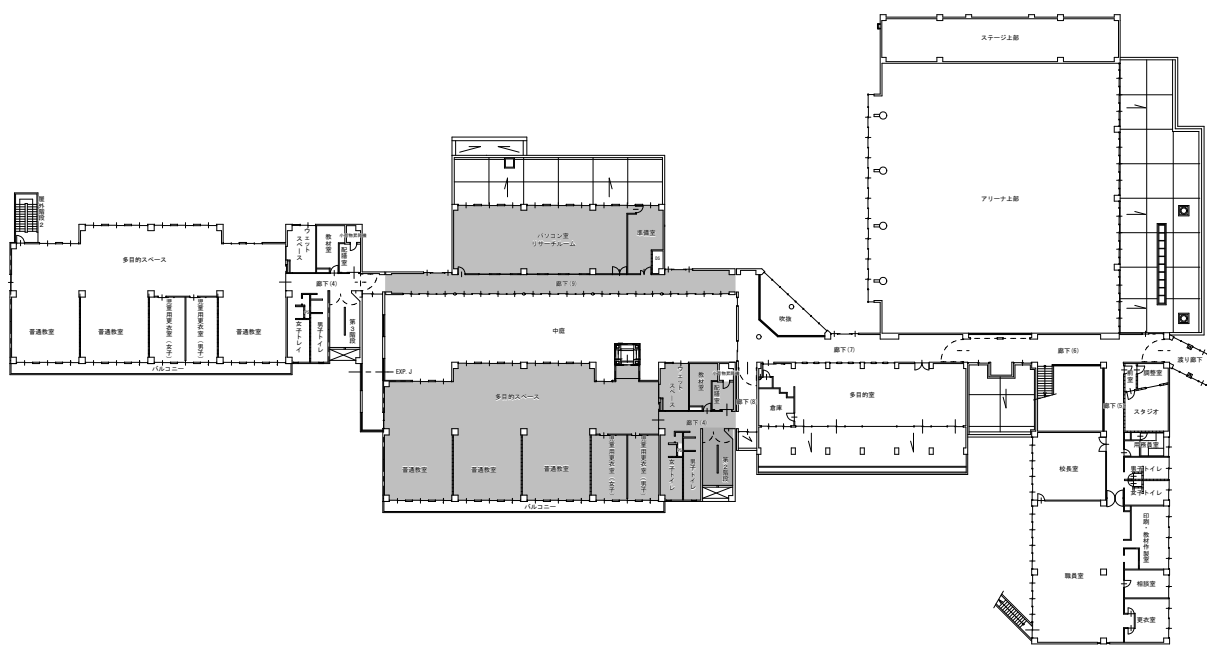

一級建築士事務所 〈千葉県知事登録 第1-2101-3267号〉
株式会社 竹江設計事務所
TAKEE ARCHITECT OFFICE CORPORATION
千葉県鎌ヶ谷市西佐津間1-18-1 Tel 047(445)4064

・Drawn By _____ Date _____
・Checked By _____ Date _____
・Approved By _____ Date _____

企画・設計者/Plan & Designer
一級建築士 第233297号
竹江 文章

設計認印

物件作品名/Title

【継】桜台小学校校舎改修工事及び桜台中学校校舎一部改修工事

図面種別/Drawing

電灯設備小学校2階平面図2 (改修後)

縮尺/Scale
(A1) S=1/100
(A3) S=1/200

図面番号/No.

E-023

図示の照明器具及び配線を新設する


機器凡例

○	LED器具40W型
○	LED器具20W型
◎	LED器具 ダウンライト
▽1	人感センサー 親機
▽2	人感センサー 子機
●	タンブラスイッチ 1P15A×1
●●	タンブラスイッチ 1P15A×2
●●●	タンブラスイッチ 1P15A×4
※	調光スイッチ
●	人感センサー操作ユニット 2回路用
□	アウトレットボックス 4中浅
⊠	ブルボックス 150×150×150
⊙	天井扇(換気扇)

特記無き新設配管・配線は下記による

----	隠蔽(天井内)コログシ配線
----	配管配線
→ MMA	1種金属線び(メタルモール)A型及び付属品
→ PF	(PF22)

----	EM-EEF1. 6-2C
----	EM-EEF1. 6-3C (1C=E)
----	EM-EEF1. 6-3C
----	(EM-EEF1. 6-2C) × 2
----	(EM-EEF1. 6-2C) + (EM-EEF1. 6-3C)
----	(EM-EEF1. 6-3C) + (EM-EEF1. 6-2C) × 2
----	EM-EEF2. 0-3C (1C=E)
----	配管・配線共既設のまま

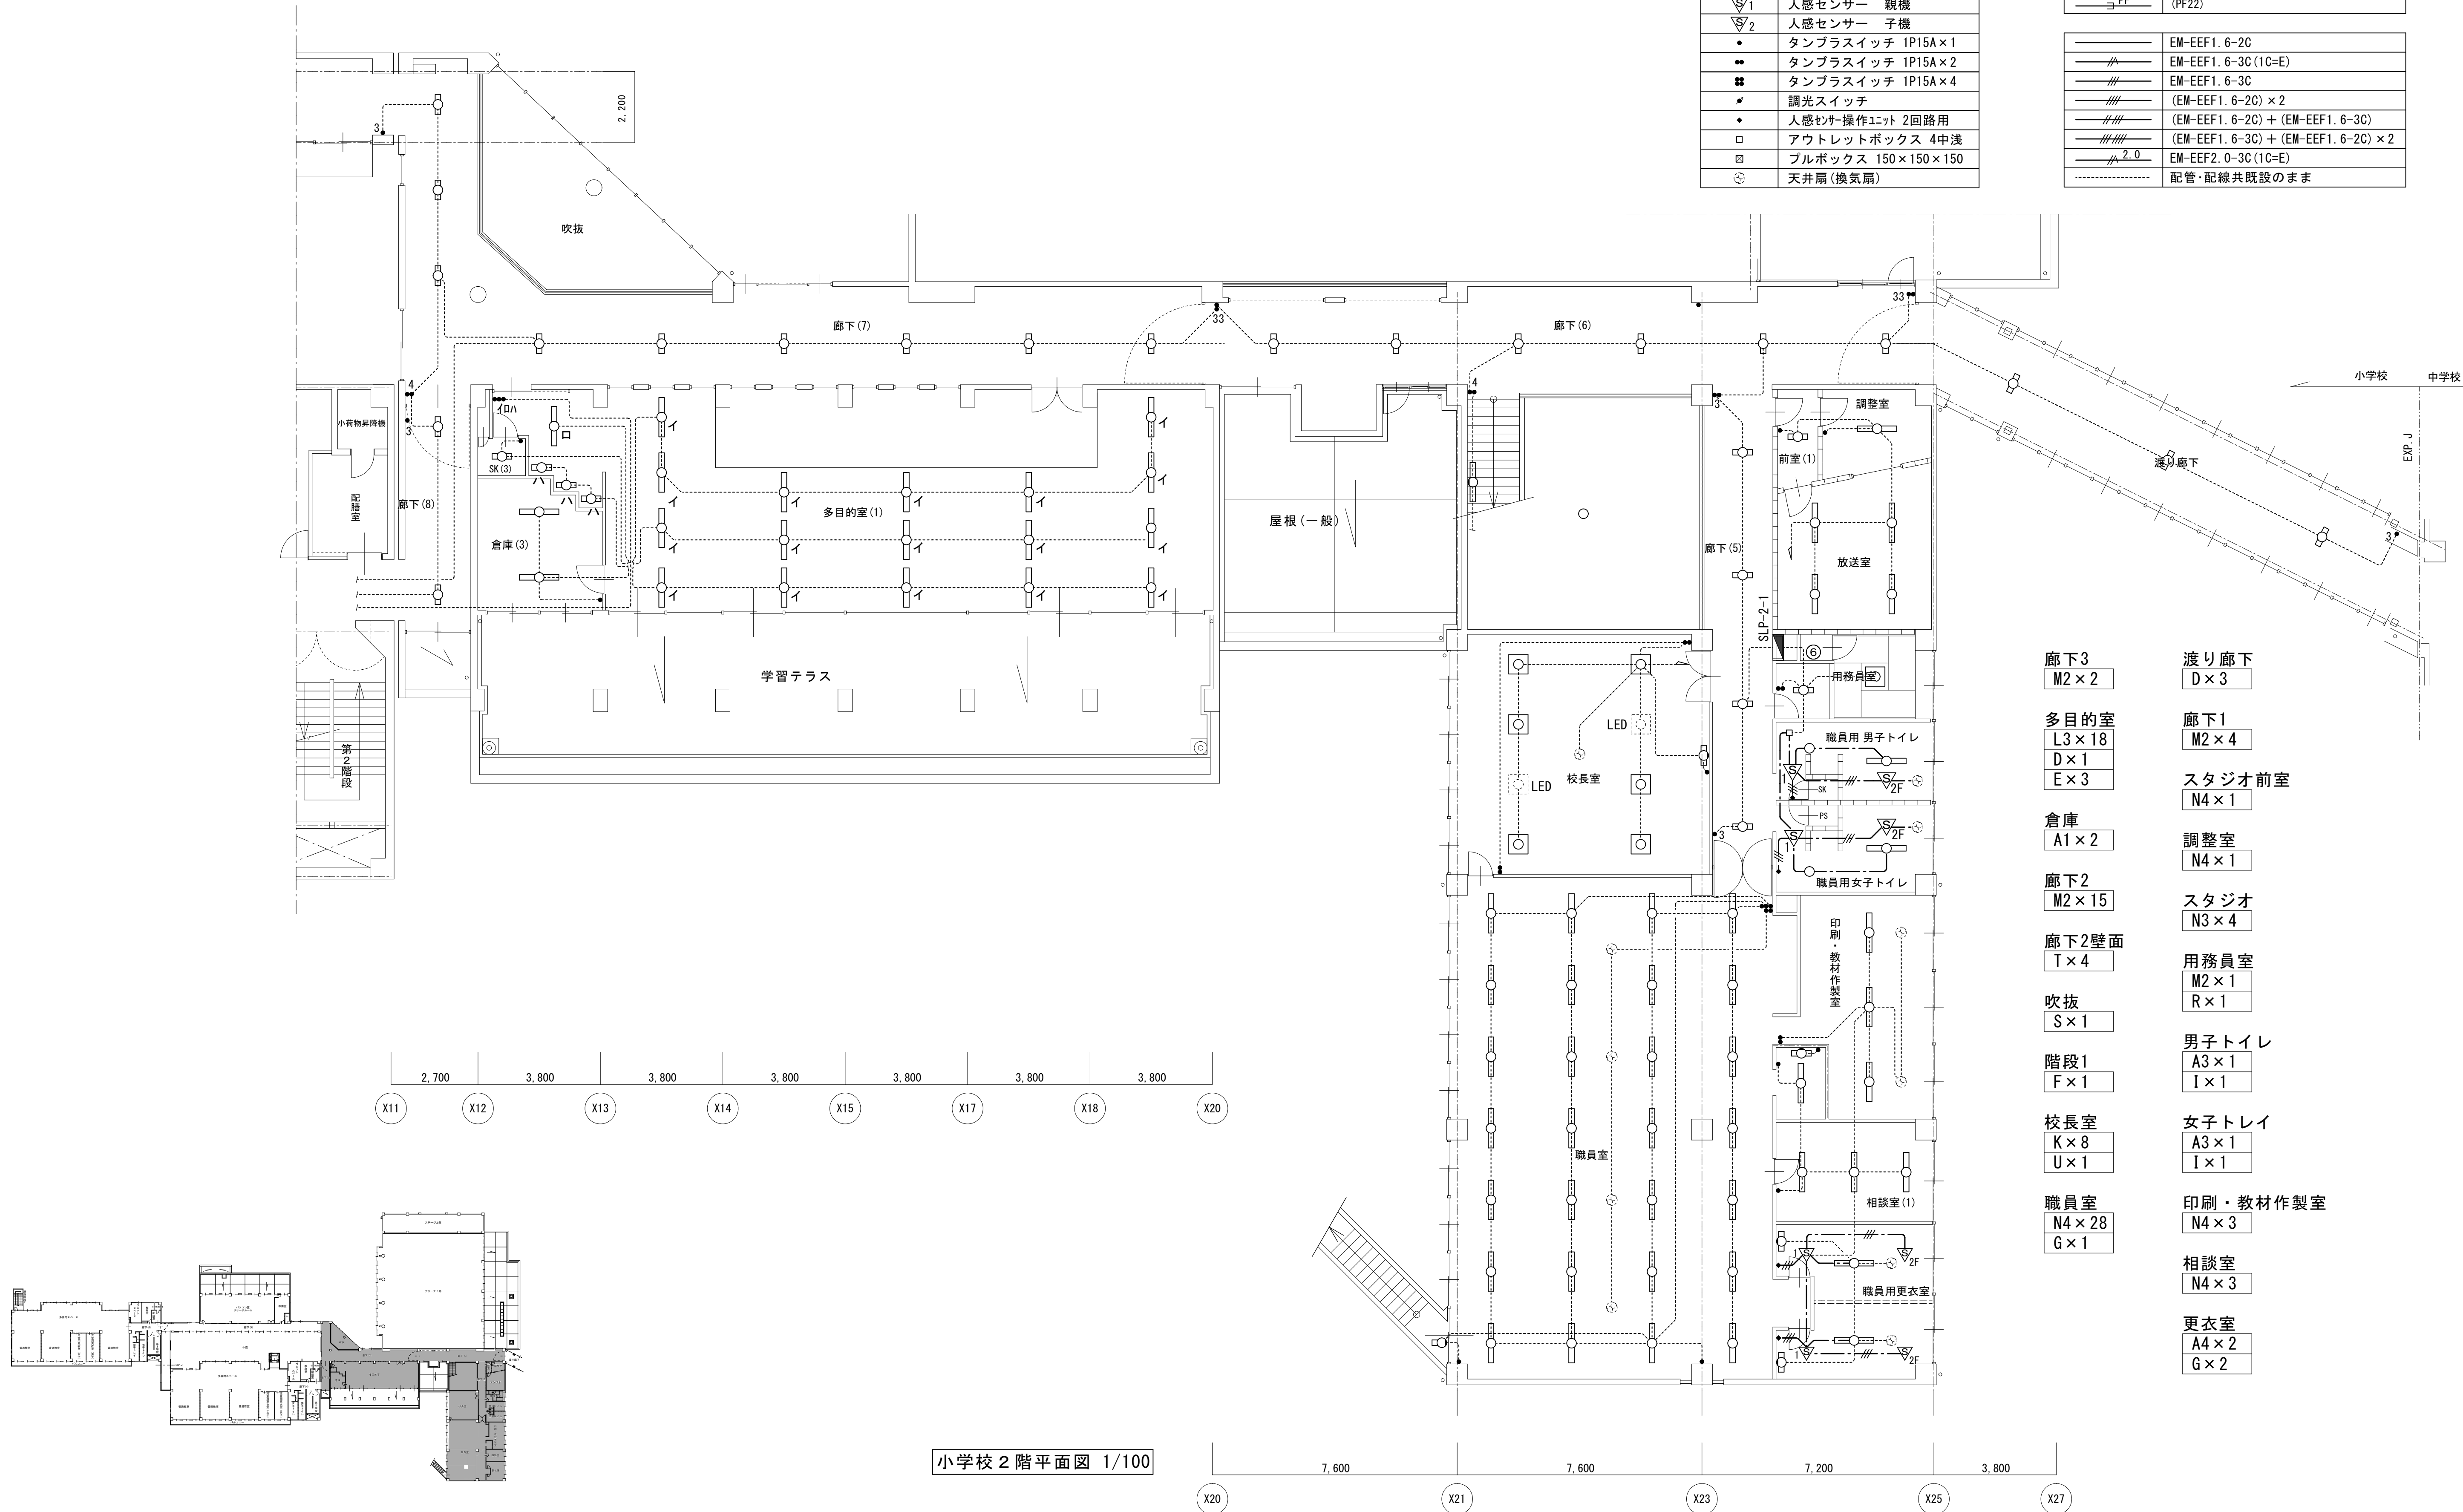

小学校 2 階平面図 1/100



一級建築士事務所 〈千葉県知事登録 第1-2101-3267号〉
株式会社 竹江設計事務所
TAKEE ARCHITECT OFFICE CORPORATION
千葉県鎌ヶ谷市西佐津間1-18-1 Tel 047(445)4064

・Drawn By Date
・Checked By Date
・Approved By Date

企画・設計者/Plan & Designer
一級建築士 第233297号
竹江 文章

設計認印

物件作品名/Title

【継】桜台小学校校舎改修工事及び桜台中学校校舎一部改修工事

図面種別/Drawing

電灯設備小学校2階平面図3 (改修後)


縮尺/Scale
(A1) S=1/100
(A3) S=1/200

図面番号/No.

E-024


A21	FL20W×1	直付 富士型
A41	FL40W×1	直付 富士型
A41G	FL40W×1	直付 富士型 ガード付
A42R	FL40W×2	直付 反射傘 防湿
B22	FL20W×2	直付 富士型
B22R	FL20W×2	直付 富士型 防湿
C21	FL20W×1	直付 トラフ型
C41	FL40W×1	直付 トラフ型
D41	FL40W×1	ﾊﾞｲﾌﾞ 吊り 黒板灯
E42	FL40W×2	直付 ルーバー付
F43	FL40W×3	直付 ルーバー付
H22	FL20W×2	埋込 下面開放
H22R	FL20W×2	埋込 下面開放 防水
H41	FL40W×1	埋込 下面開放
H42	FL40W×2	埋込 下面開放

I11	FL10W×1	直付 アクリルカバー
I21	FL20W×1	直付 アクリルカバー
I21R	FL20W×1	直付 アクリルカバー 防水
I41	FL40W×1	直付 アクリルカバー
J36	FHP36W×3	直付 ルーバー付
K36	FHP36W×3	埋込 ルーバー付
P18	FDL18W×1	埋込 ダウンライト
Q9	FDL9W×1	埋込
R27	FDL27W×1	埋込 ダウンライト
S32	FCL32W+30W	コード吊り
S43	FCL40W+32W	コード吊り
T61	ミニクリﾌﾞﾄﾝ60W	壁付 ブラケット
Z60	ミニクリﾌﾞﾄﾝ60W	直付 シーリング
N11	FL10W×1	放送中表示灯

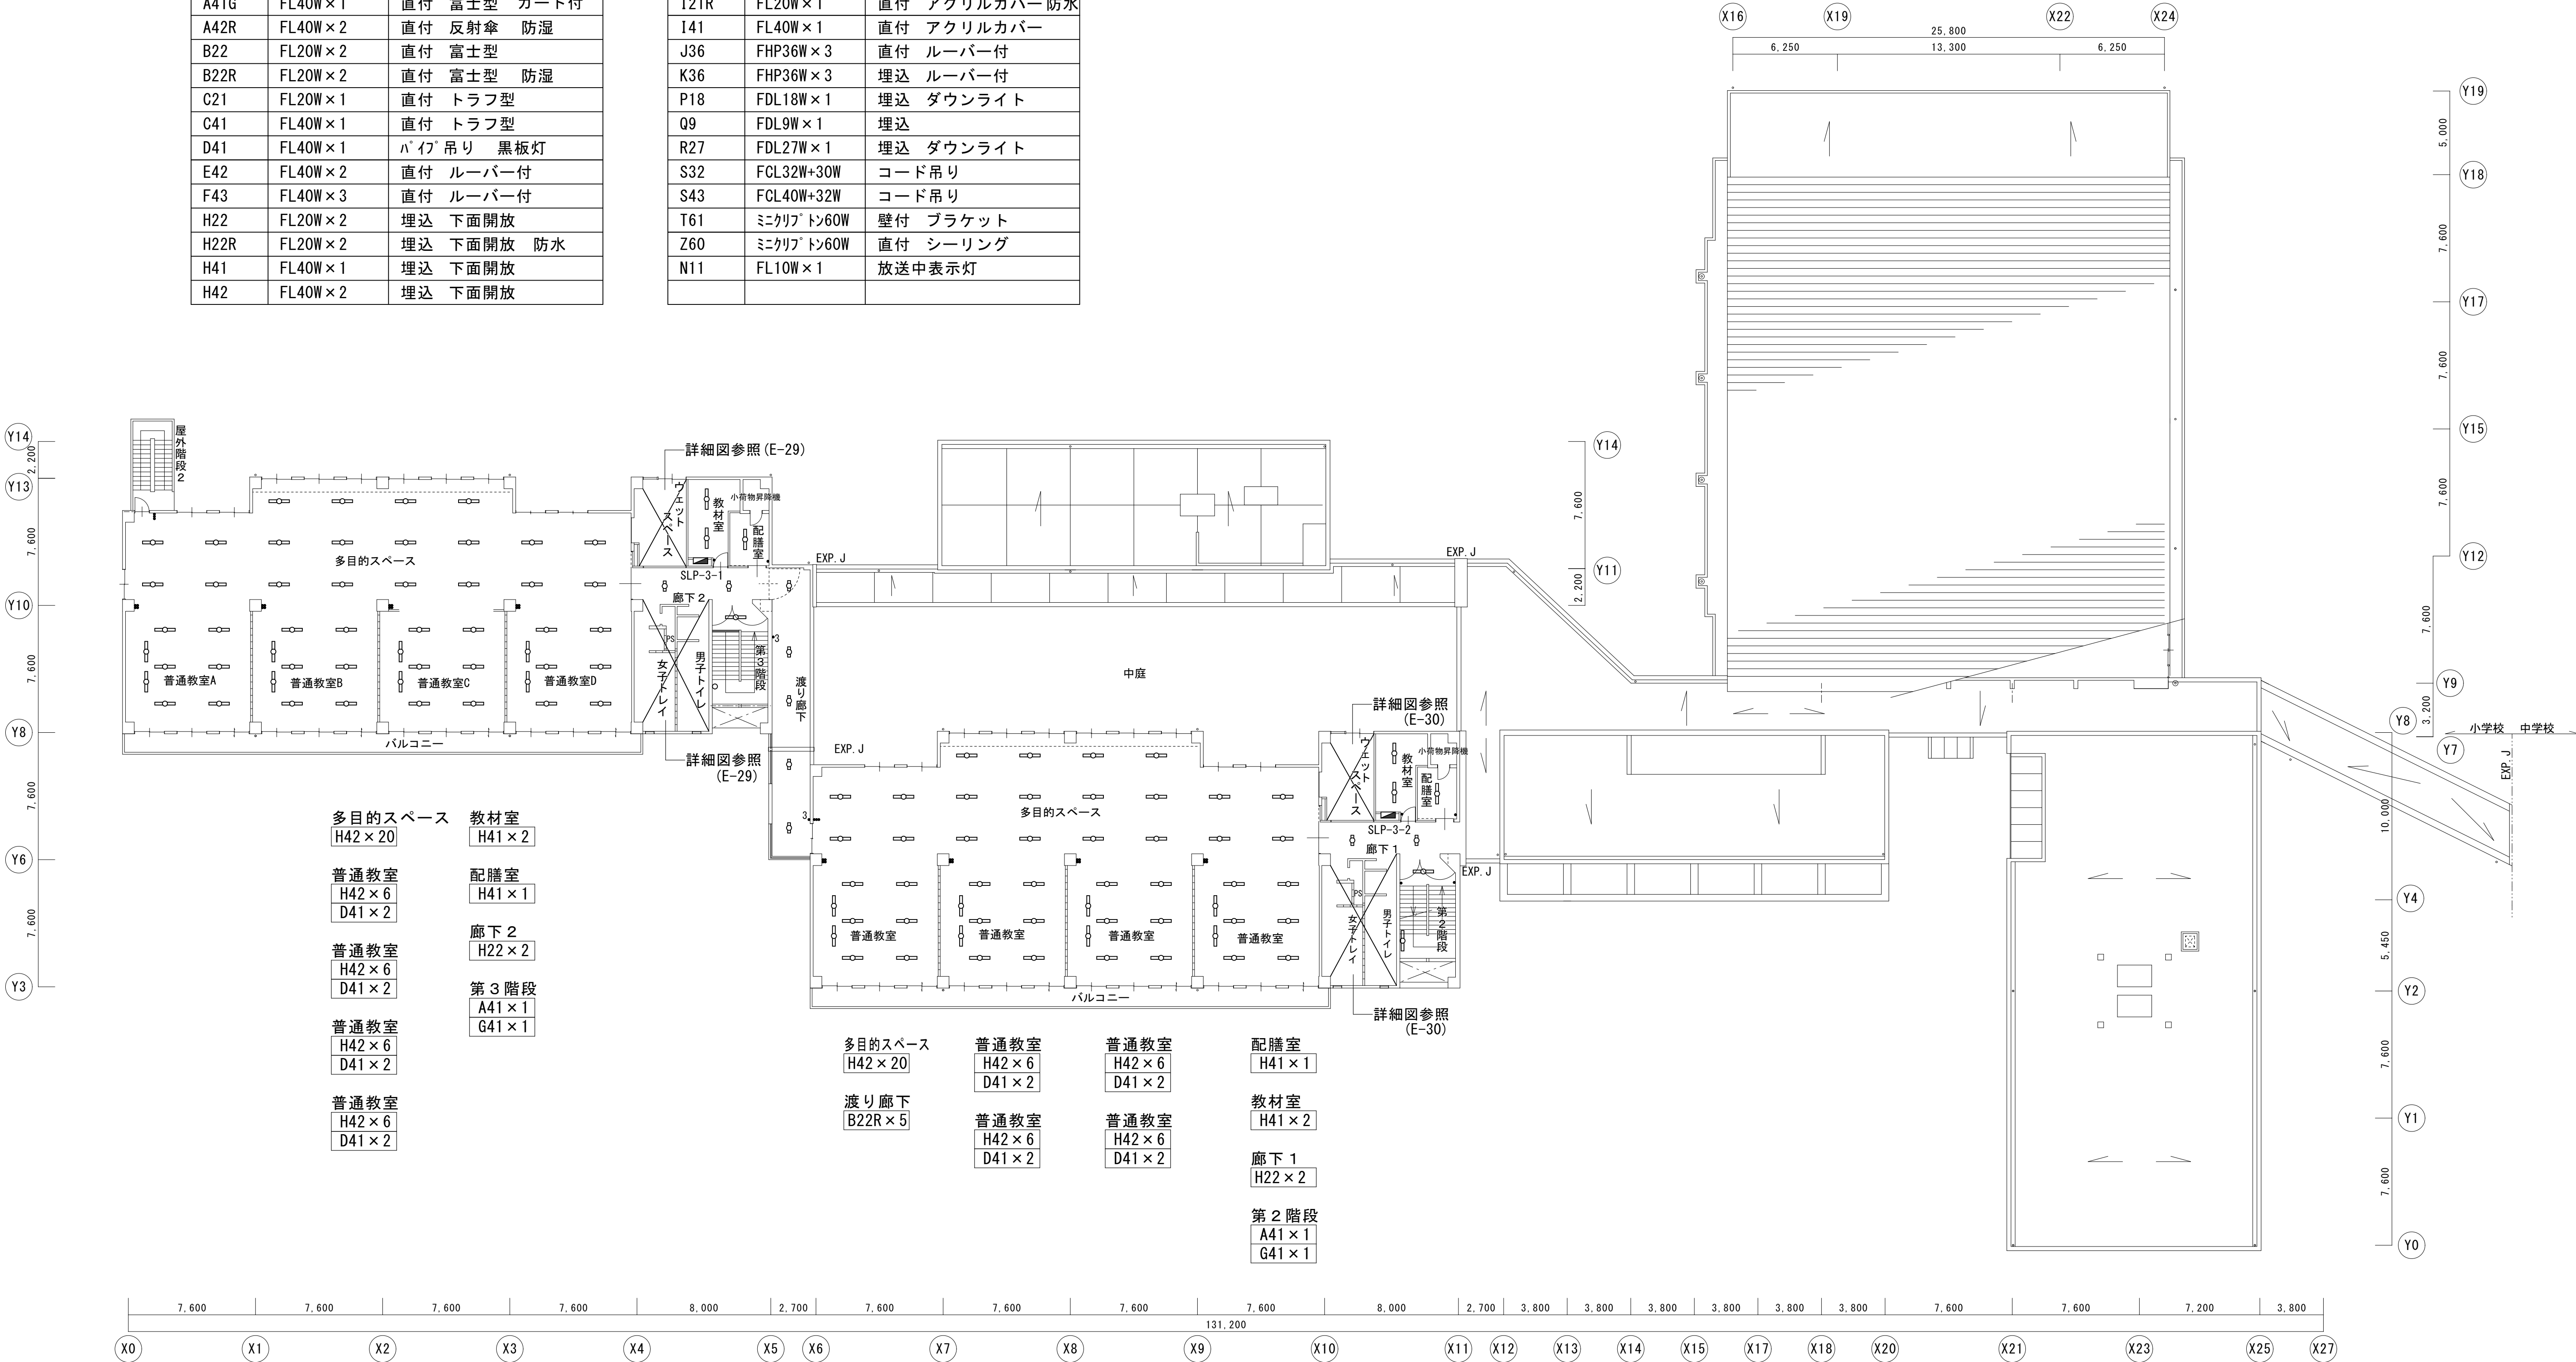

図示の照明器具を撤去する


小学校 3 階平面図 1/200

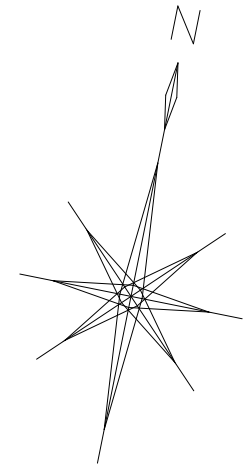

図示の照明器具及び配線を新設する

機器凡例	
	LED器具40W型
	LED器具20W型
	LED器具 ダウンライト
	人感センサー 親機
	人感センサー 子機
	タンブラスイッチ 1P15A×1
	タンブラスイッチ 1P15A×2
	リモコンスイッチ 1回路
	リモコンスイッチ 2回路
	リモコンスイッチ 4回路+一括
	人感センサー操作ユニット 1回路用
	アウトレットボックス 4中浅
	プルボックス 150×150×150
	天井扇 (換気扇)

特記無き新設配管・配線は下記による	
	隠蔽 (天井内) コロガシ配線
	配管配線
	1種金属線び (メタルモール) A型及び付属品
	(PF22)
	EM-EEF1. 6-2C
	EM-EEF1. 6-3C (1C=E)
	EM-EEF1. 6-3C
	EM-EEF1. 6-2C ×2
	EM-AEO. 9-2C
	配管・配線 共既設のまま

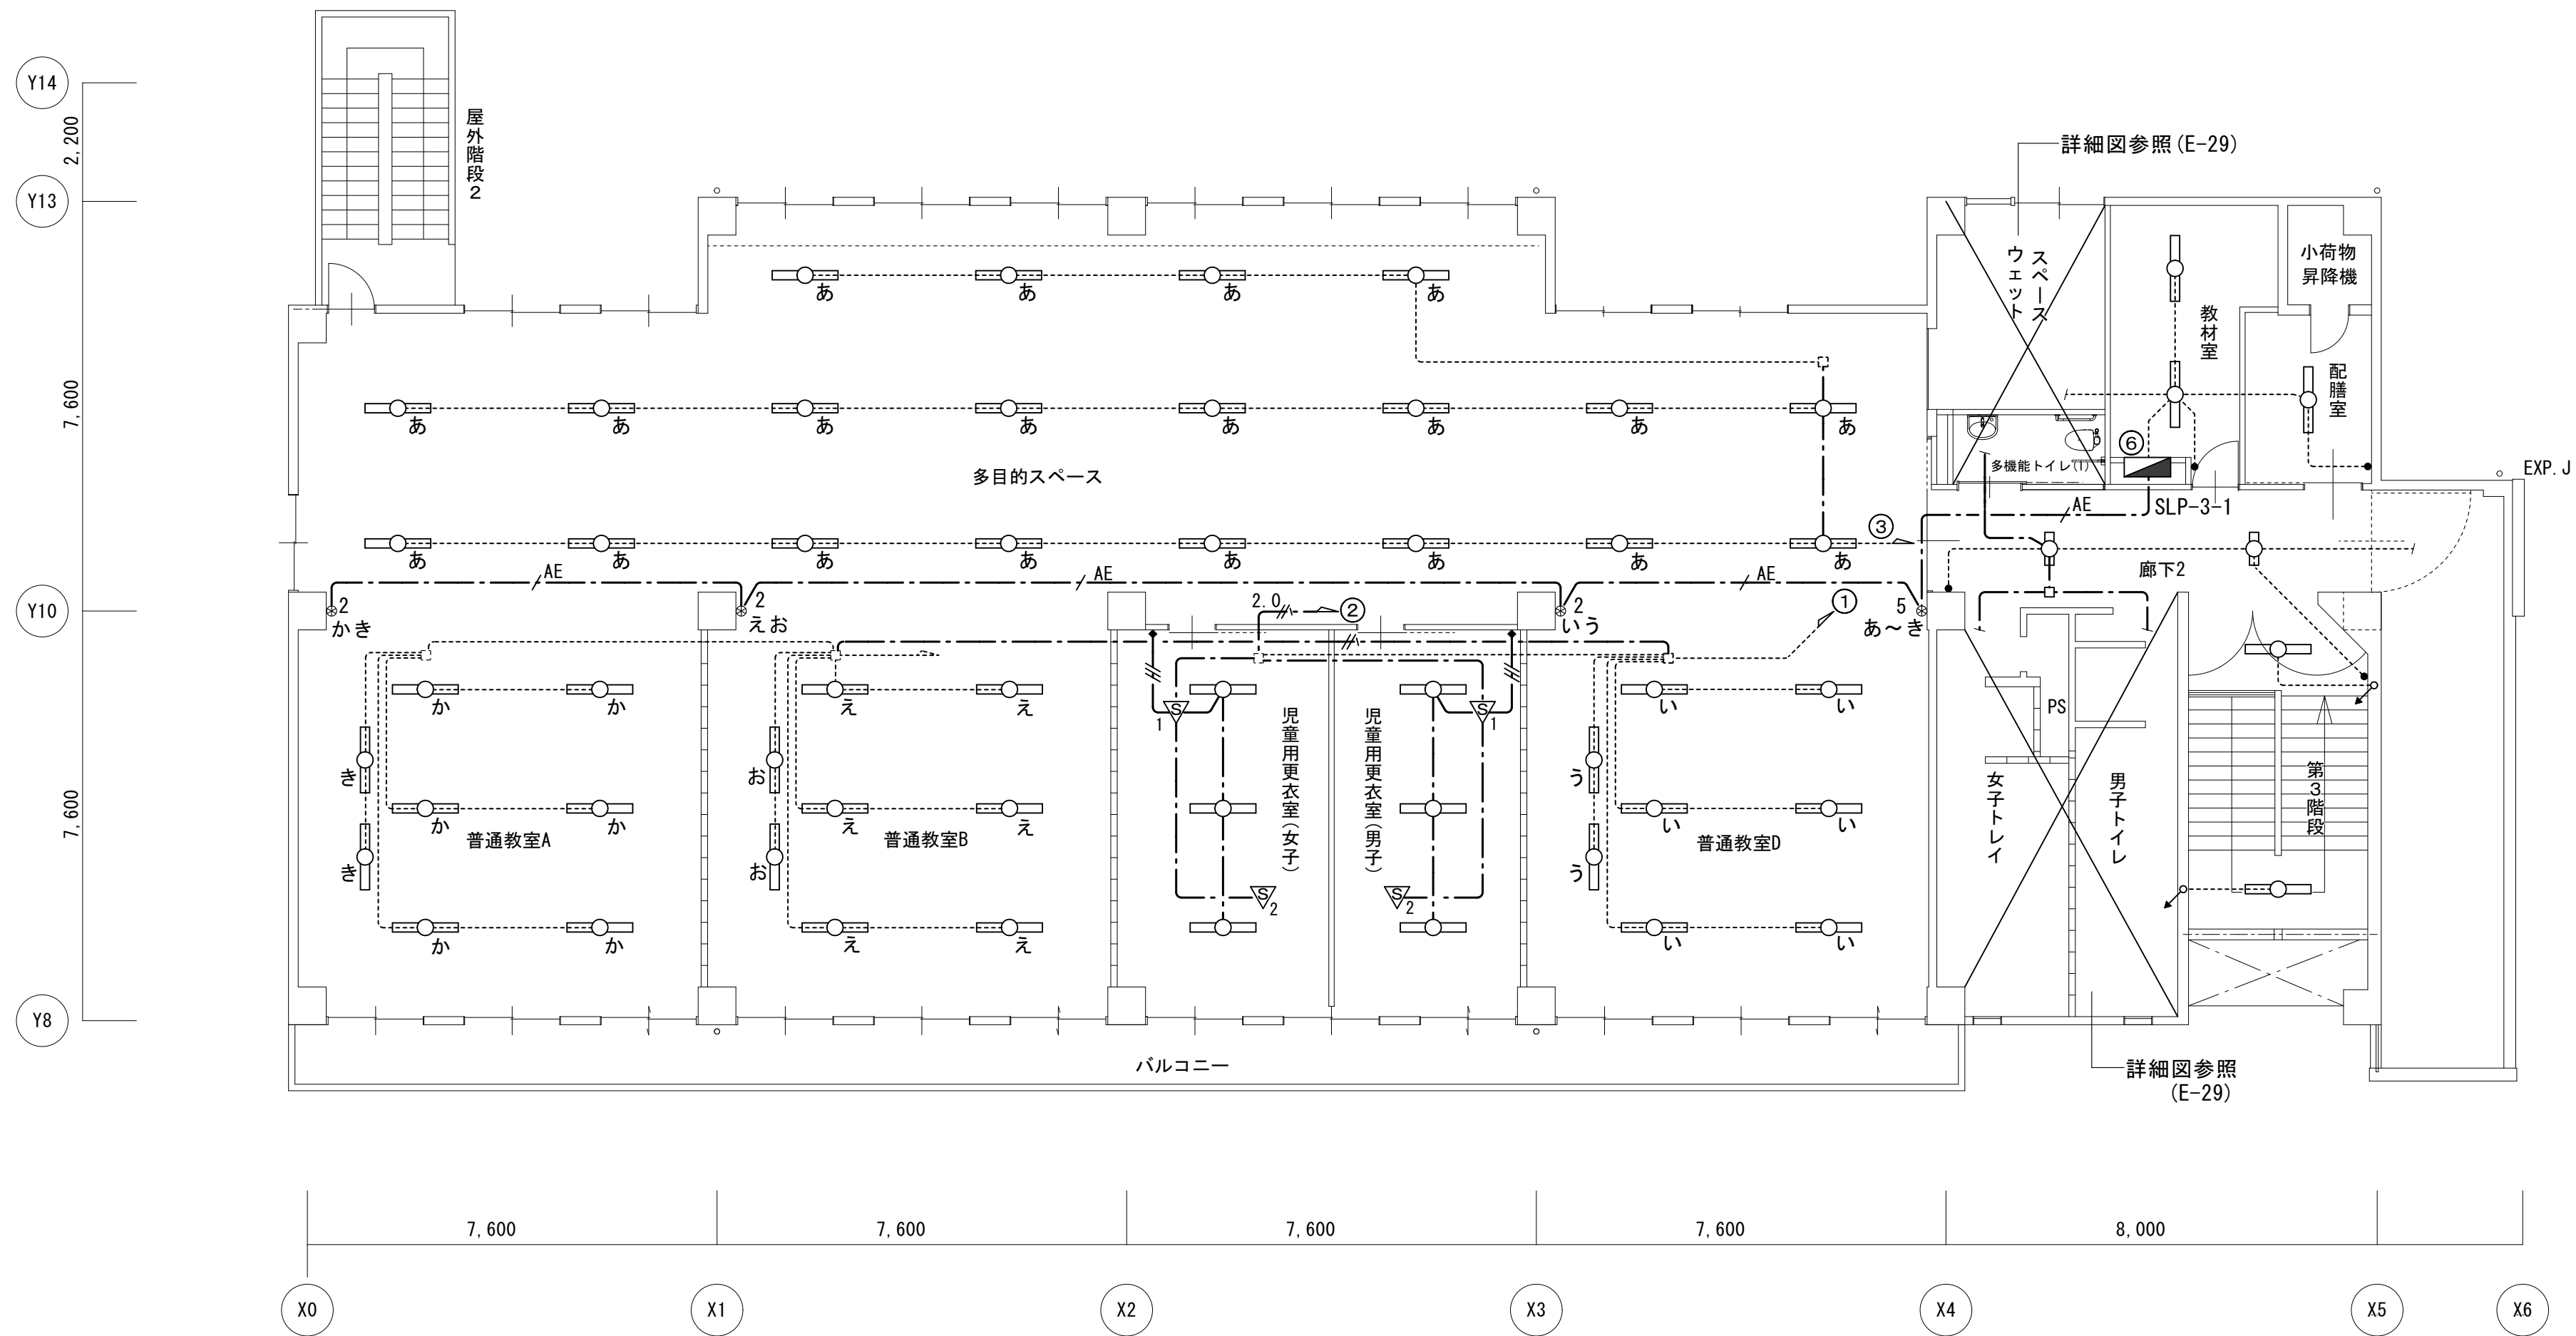

多目的スペース
L3×20

普通教室
L3×6
B×2

普通教室
L3×6
B×2

普通教室
L3×6
B×2

児童用更衣室 (男子)
A2×3

児童用更衣室 (女子)
A2×3


配膳室
N1×1

教材室
N1×2

廊下2
M2×2

第3階段
F×2

小学校 3 階平面図 1/100

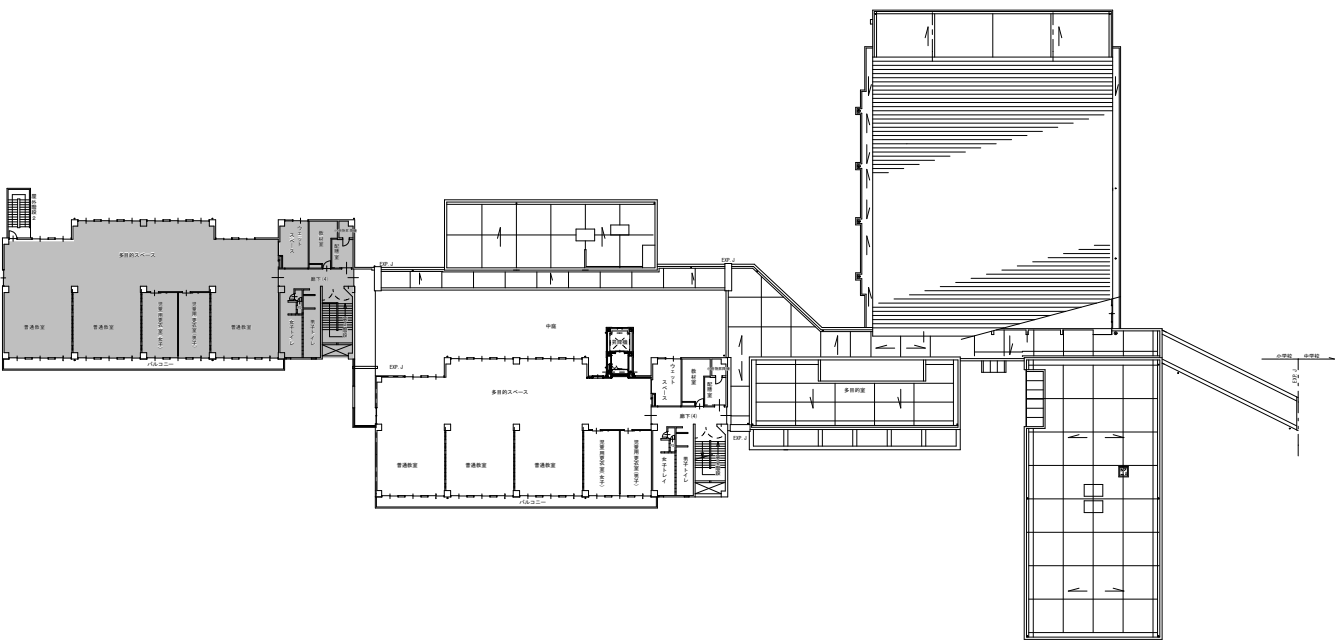

一級建築士事務所 〈千葉県知事登録 第1-2101-3267号〉
株式会社 竹江設計事務所
TAKEE ARCHITECT OFFICE CORPORATION
千葉県鎌ヶ谷市西佐津間1-18-1 Tel 047(445)4064

・Drawn By _____ Date _____
・Checked By _____ Date _____
・Approved By _____ Date _____

企画・設計者/Plan & Designer
一級建築士 第233297号
竹江 文章

設計認印

物件作品名/Title

【継】桜台小学校校舎改修工事及び桜台中学校校舎一部改修工事



図面種別/Drawing

電灯設備小学校3階平面図1 (改修後)

縮尺/Scale
(A1) S=1/100
(A3) S=1/200

図面番号/No.

E-026

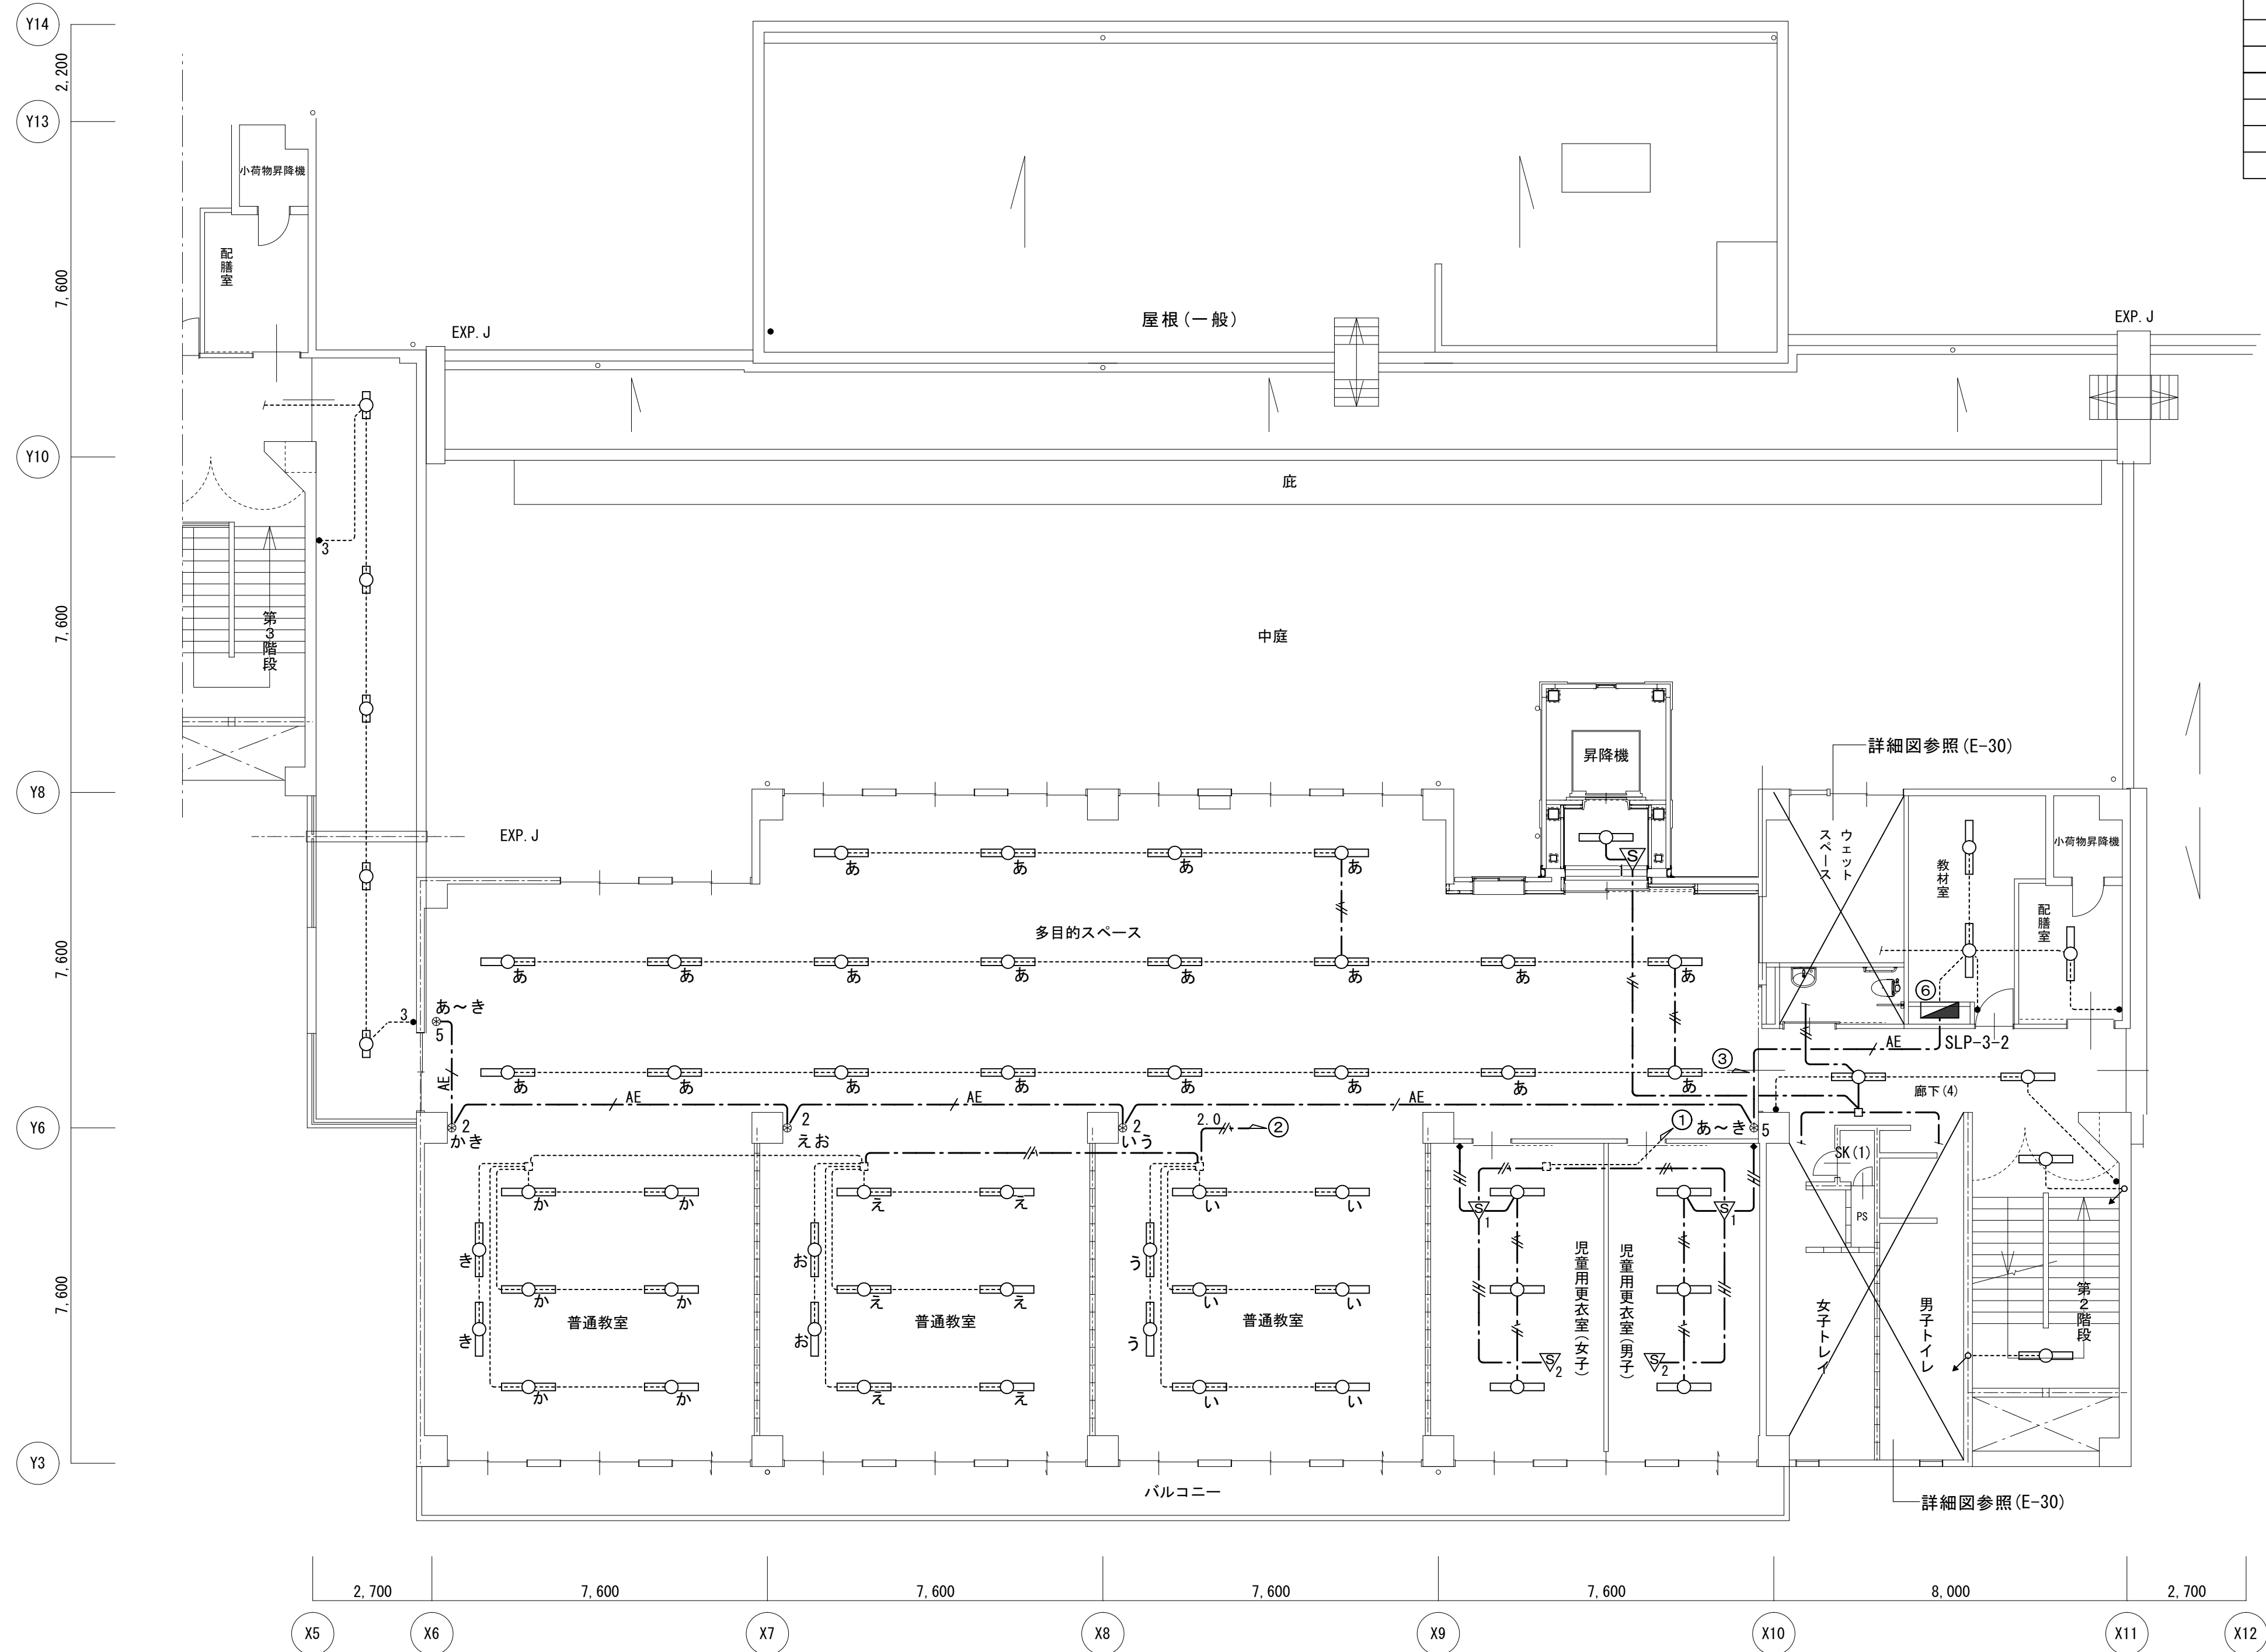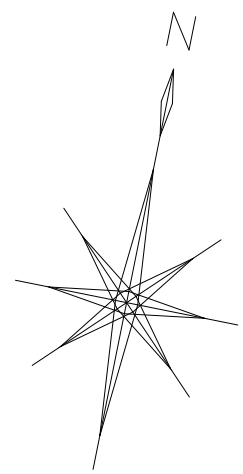

図示の照明器具及び配線を新設する

機器凡例	
○	LED器具40W型
□	LED器具20W型
◎	LED器具 ダウンライト
▽1	人感センサー 親機
▽2	人感センサー 子機
●	タンブラスイッチ 1P15A×1
●●	タンブラスイッチ 1P15A×2
※	リモコンスイッチ 1回路
※2	リモコンスイッチ 2回路
※5	リモコンスイッチ 4回路+一括
●	人感センサー操作ユニット 1回路用
□	アウトレットボックス 4中浅
■	プルボックス 150×150×150
⊙	天井扇 (換気扇)

特記無き新設配管・配線は下記による	
— · — · — · —	隠蔽 (天井内) コロガシ配線
—	配管配線
— MMA —	1種金属線び (メタルモール) A型及び付属品
— PF —	(PF22)
—	EM-EEF1. 6-2C
— //	EM-EEF1. 6-3C (10=E)
— ///	EM-EEF1. 6-3C
— 2.0	EM-EEF1. 6-2C × 2
— AE	EM-AE0. 9-2C
— · — · — · —	配管・配線共既設のまま

渡り廊下
D×4

多目的スペース
L3×20

普通教室
L3×6
B×2

普通教室
L3×6
B×2

普通教室
L3×6
B×2

児童用更衣室 (男子)
A2×3

児童用更衣室 (女子)
A2×3


ELVホール
N1×1

配膳室
N1×1

教材室
N1×2

廊下1
M2×2

第2階段
F×2

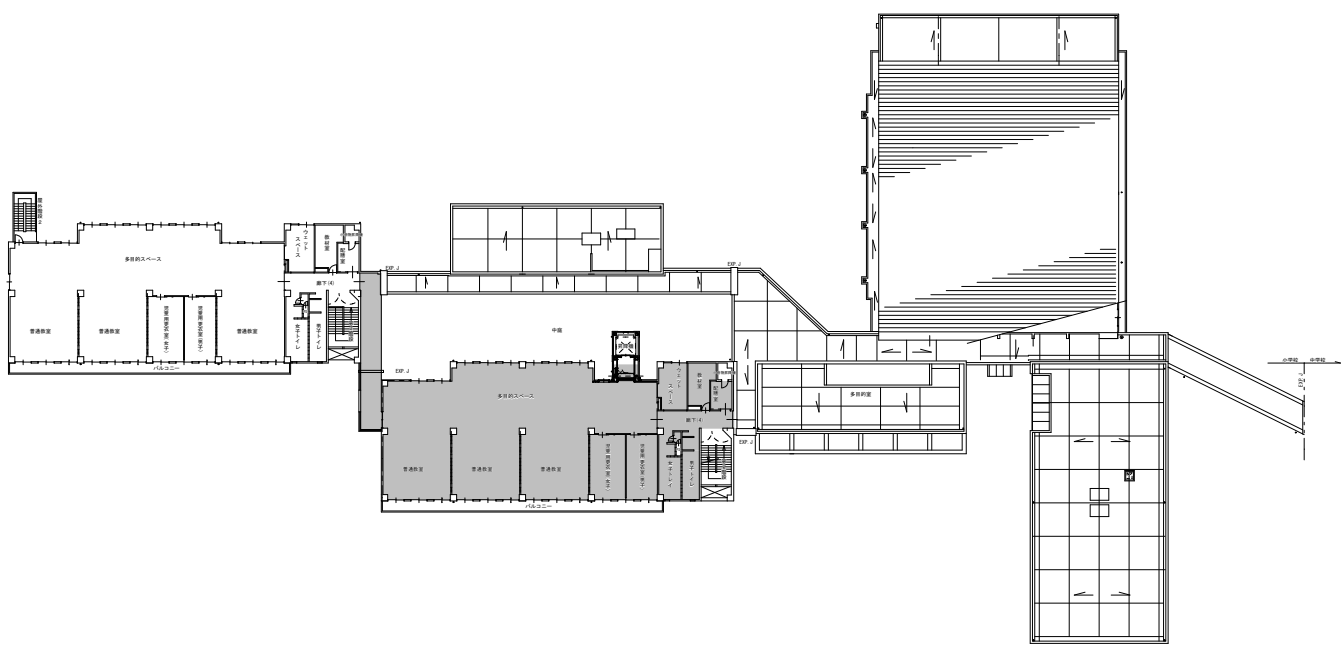

小学校3階平面図 1/100



一級建築士事務所 〈千葉県知事登録 第1-2101-3267号〉
株式会社 竹江設計事務所
TAKEE ARCHITECT OFFICE CORPORATION
千葉県鎌ヶ谷市西佐津間1-18-1 Tel 047 (445) 4064

・Drawn By _____ Date _____
・Checked By _____ Date _____
・Approved By _____ Date _____

企画・設計者/Plan & Designer
一級建築士 第233297号
竹江 文章

設計認印

物件作品名/Title

【継】桜台小学校校舎改修工事及び桜台中学校校舎一部改修工事


図面種別/Drawing

電灯設備小学校3階平面図2 (改修後)


縮尺/Scale
(A1) S=1/100
(A3) S=1/200

図面番号/No.

E-027

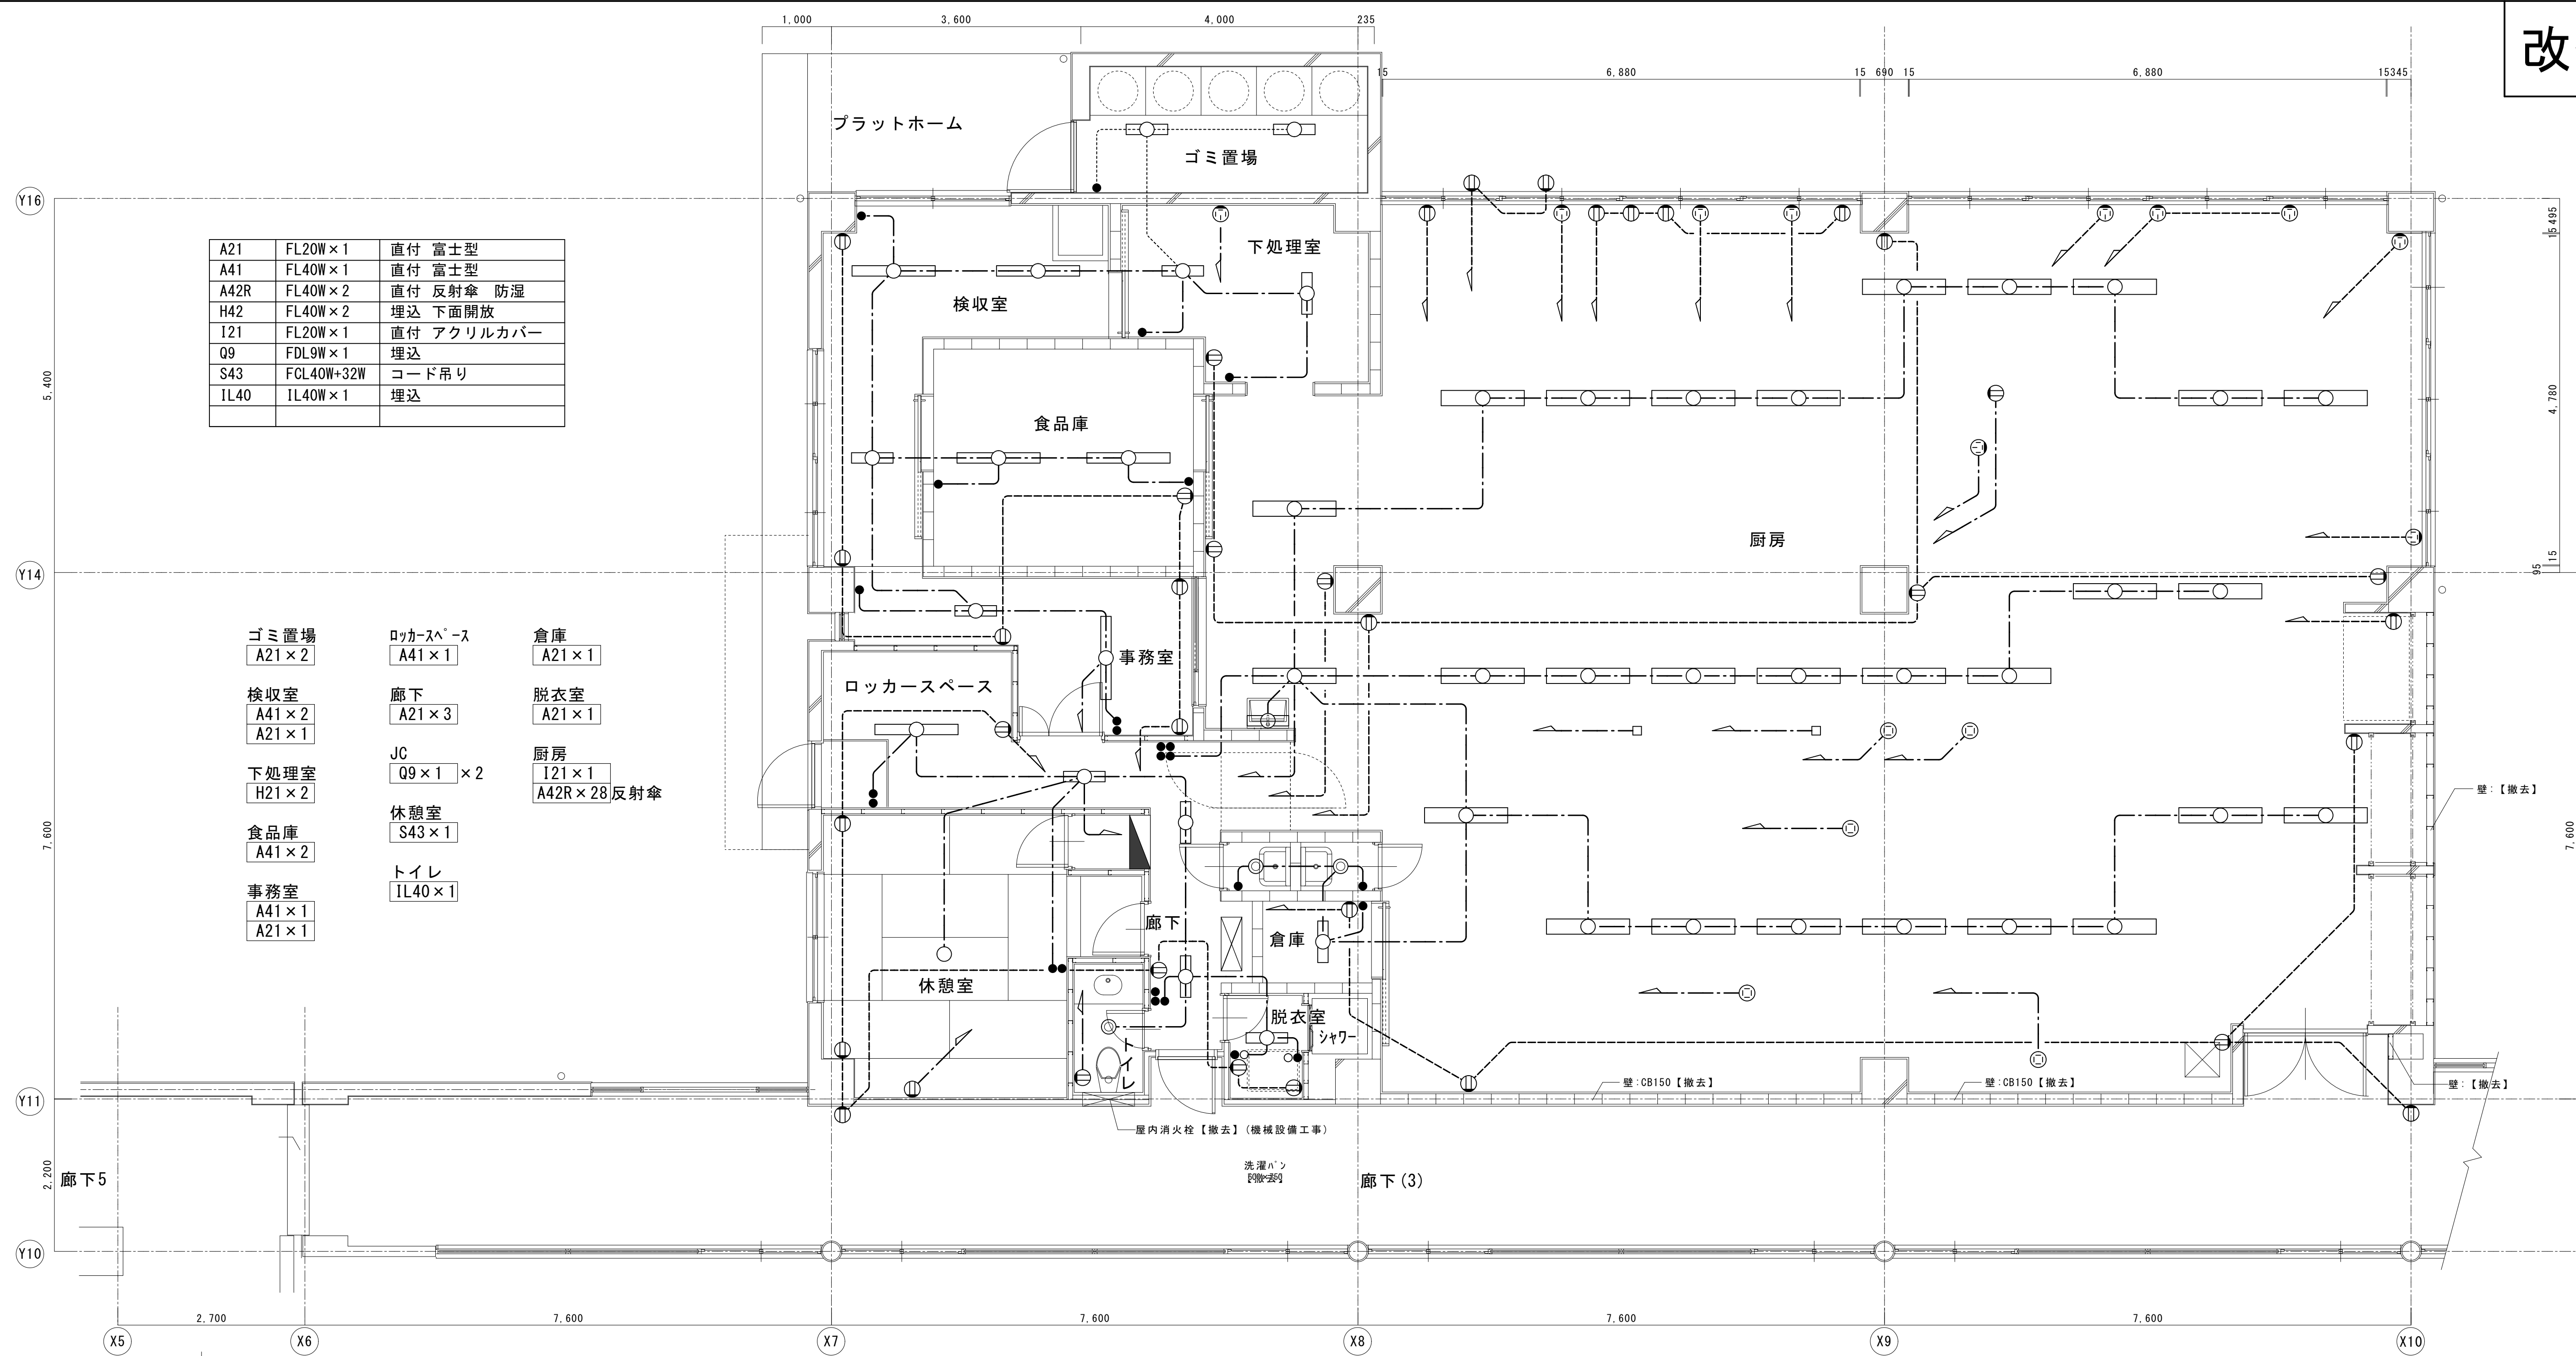

平面詳細図

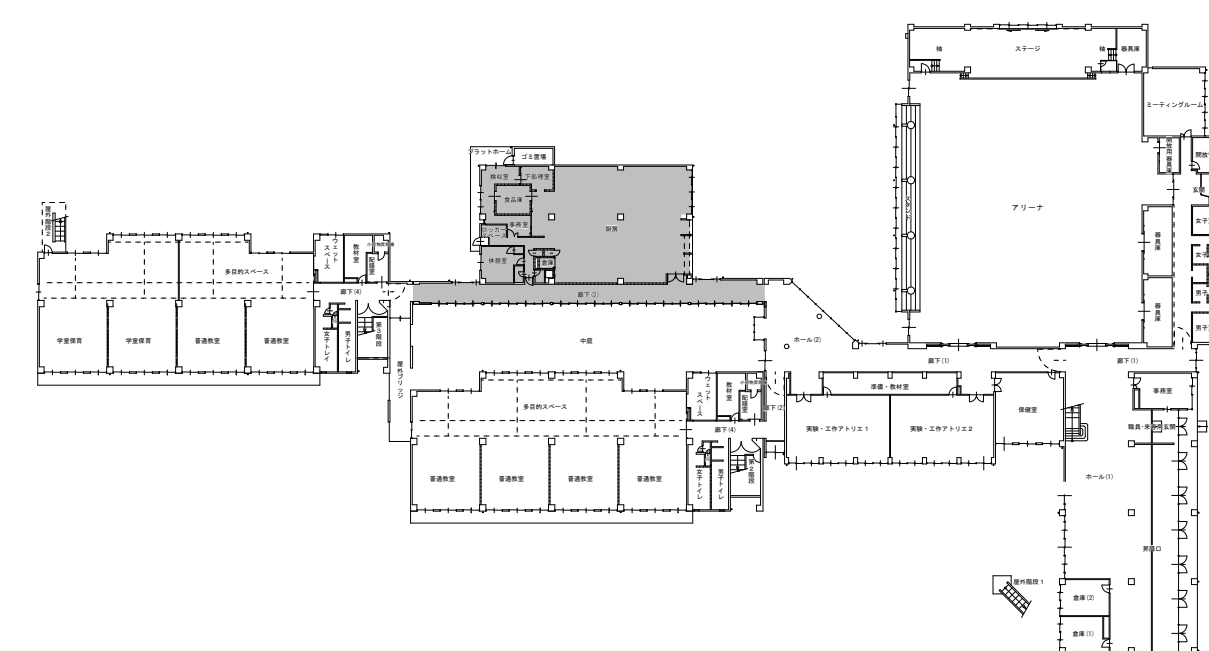

一級建築士事務所 〈千葉県知事登録 第1-2101-3267号〉
株式会社 竹江設計事務所
TAKEE ARCHITECT OFFICE CORPORATION
千葉県鎌ヶ谷市西佐津間1-18-1 Tel 047(445)4064

・Drawn By _____ Date _____
・Checked By _____ Date _____
・Approved By _____ Date _____

企画・設計者/Plan & Designer
一級建築士 第233297号
竹江 文章

設計認印

物件作品名/Title

【継】桜台小学校校舎改修工事及び桜台中学校校舎一部改修工事


図面種別/Drawing

電灯設備小学校給食室平面詳細図 (改修前)


縮尺/Scale
(A1) S=1/50
(A3) S=1/100

図面番号/No.

E-028

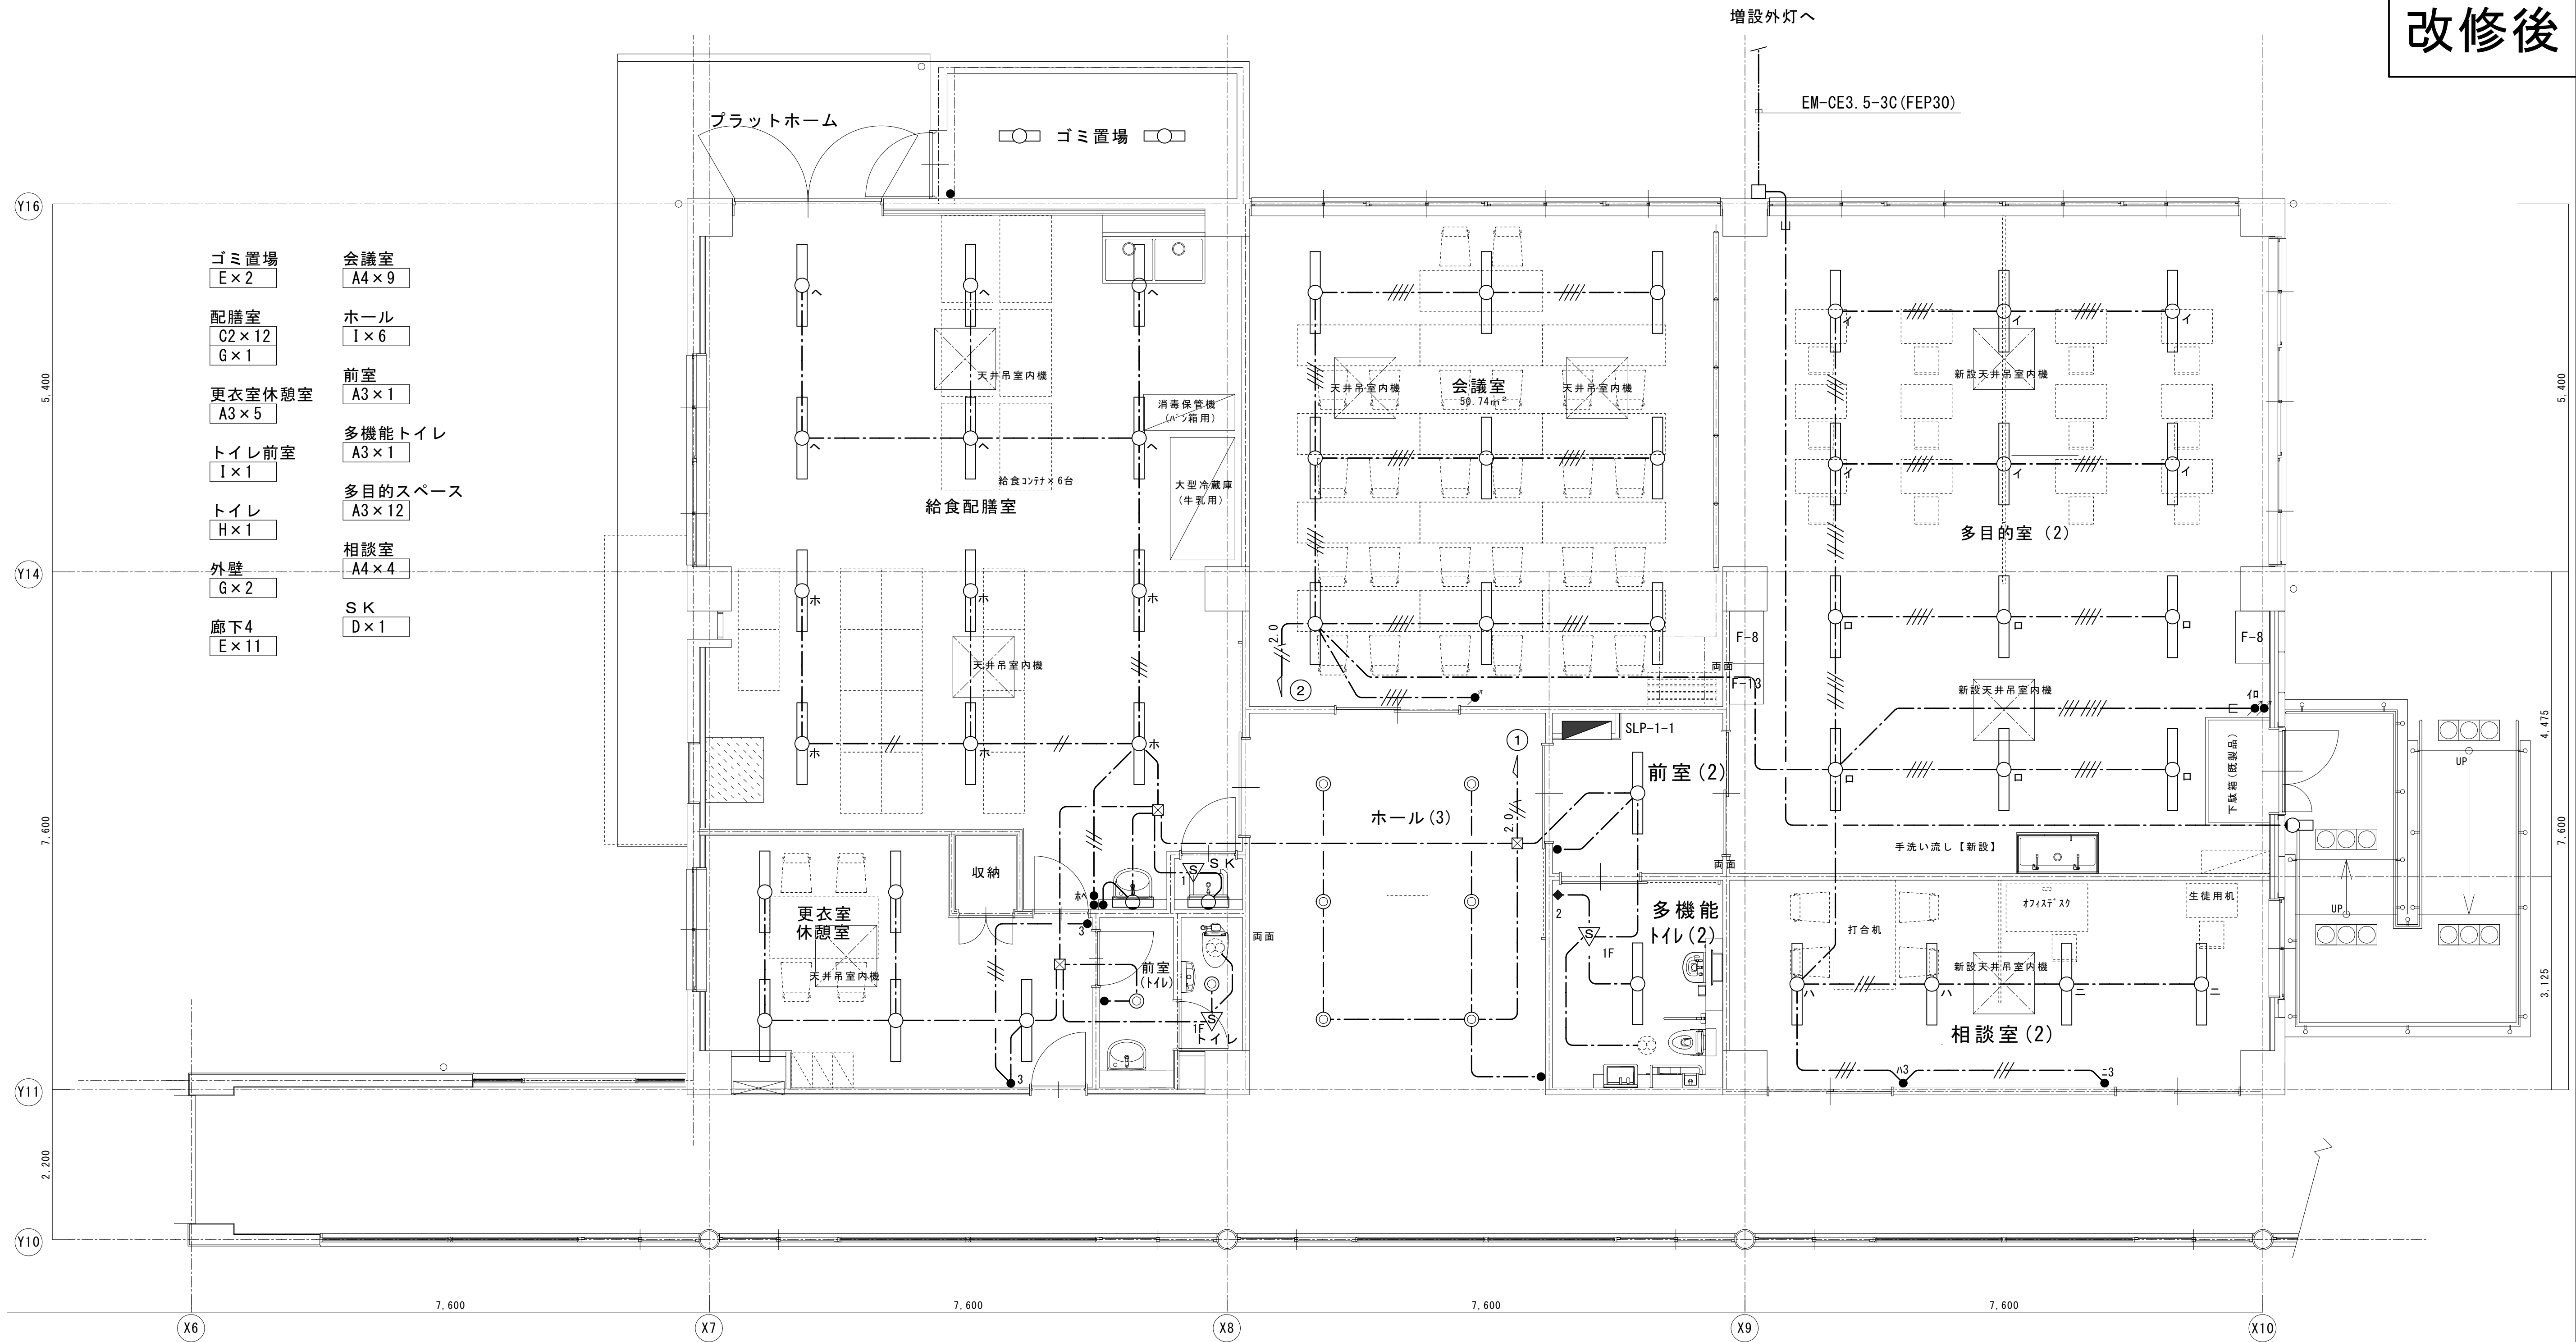

平面詳細図

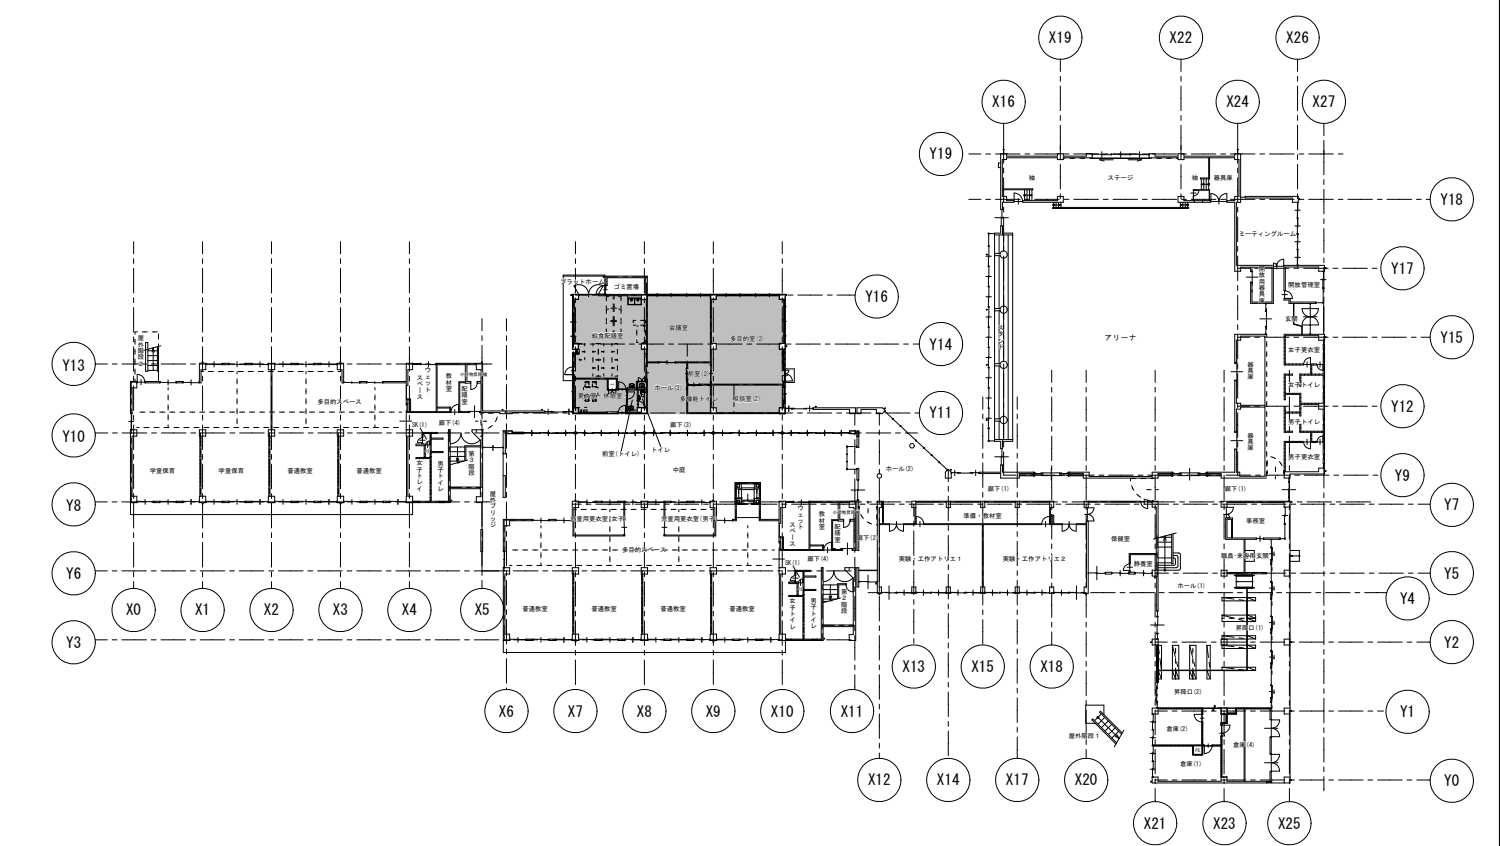

一級建築士事務所 〈千葉県知事登録 第1-2101-3267号〉
株式会社 竹江設計事務所
TAKEE ARCHITECT OFFICE CORPORATION
千葉県鎌ヶ谷市西佐津間1-18-1 Tel 047(445)4064

・Drawn By Date
・Checked By Date
・Approved By Date

企画・設計者／Plan & Designer

一級建築士 第233297号
竹江 文章

設計認印

物件作品名／Title

【継】桜台小学校校舎改修工事及び桜台中学校校舎一部改修工事

図面種別／Drawing

電灯設備小学校配膳室等平面詳細図（改修後）


縮尺／Scale
(A1) S=1/50
(A3) S=1/100

図面番号／No.

E-029

改修前

改修後

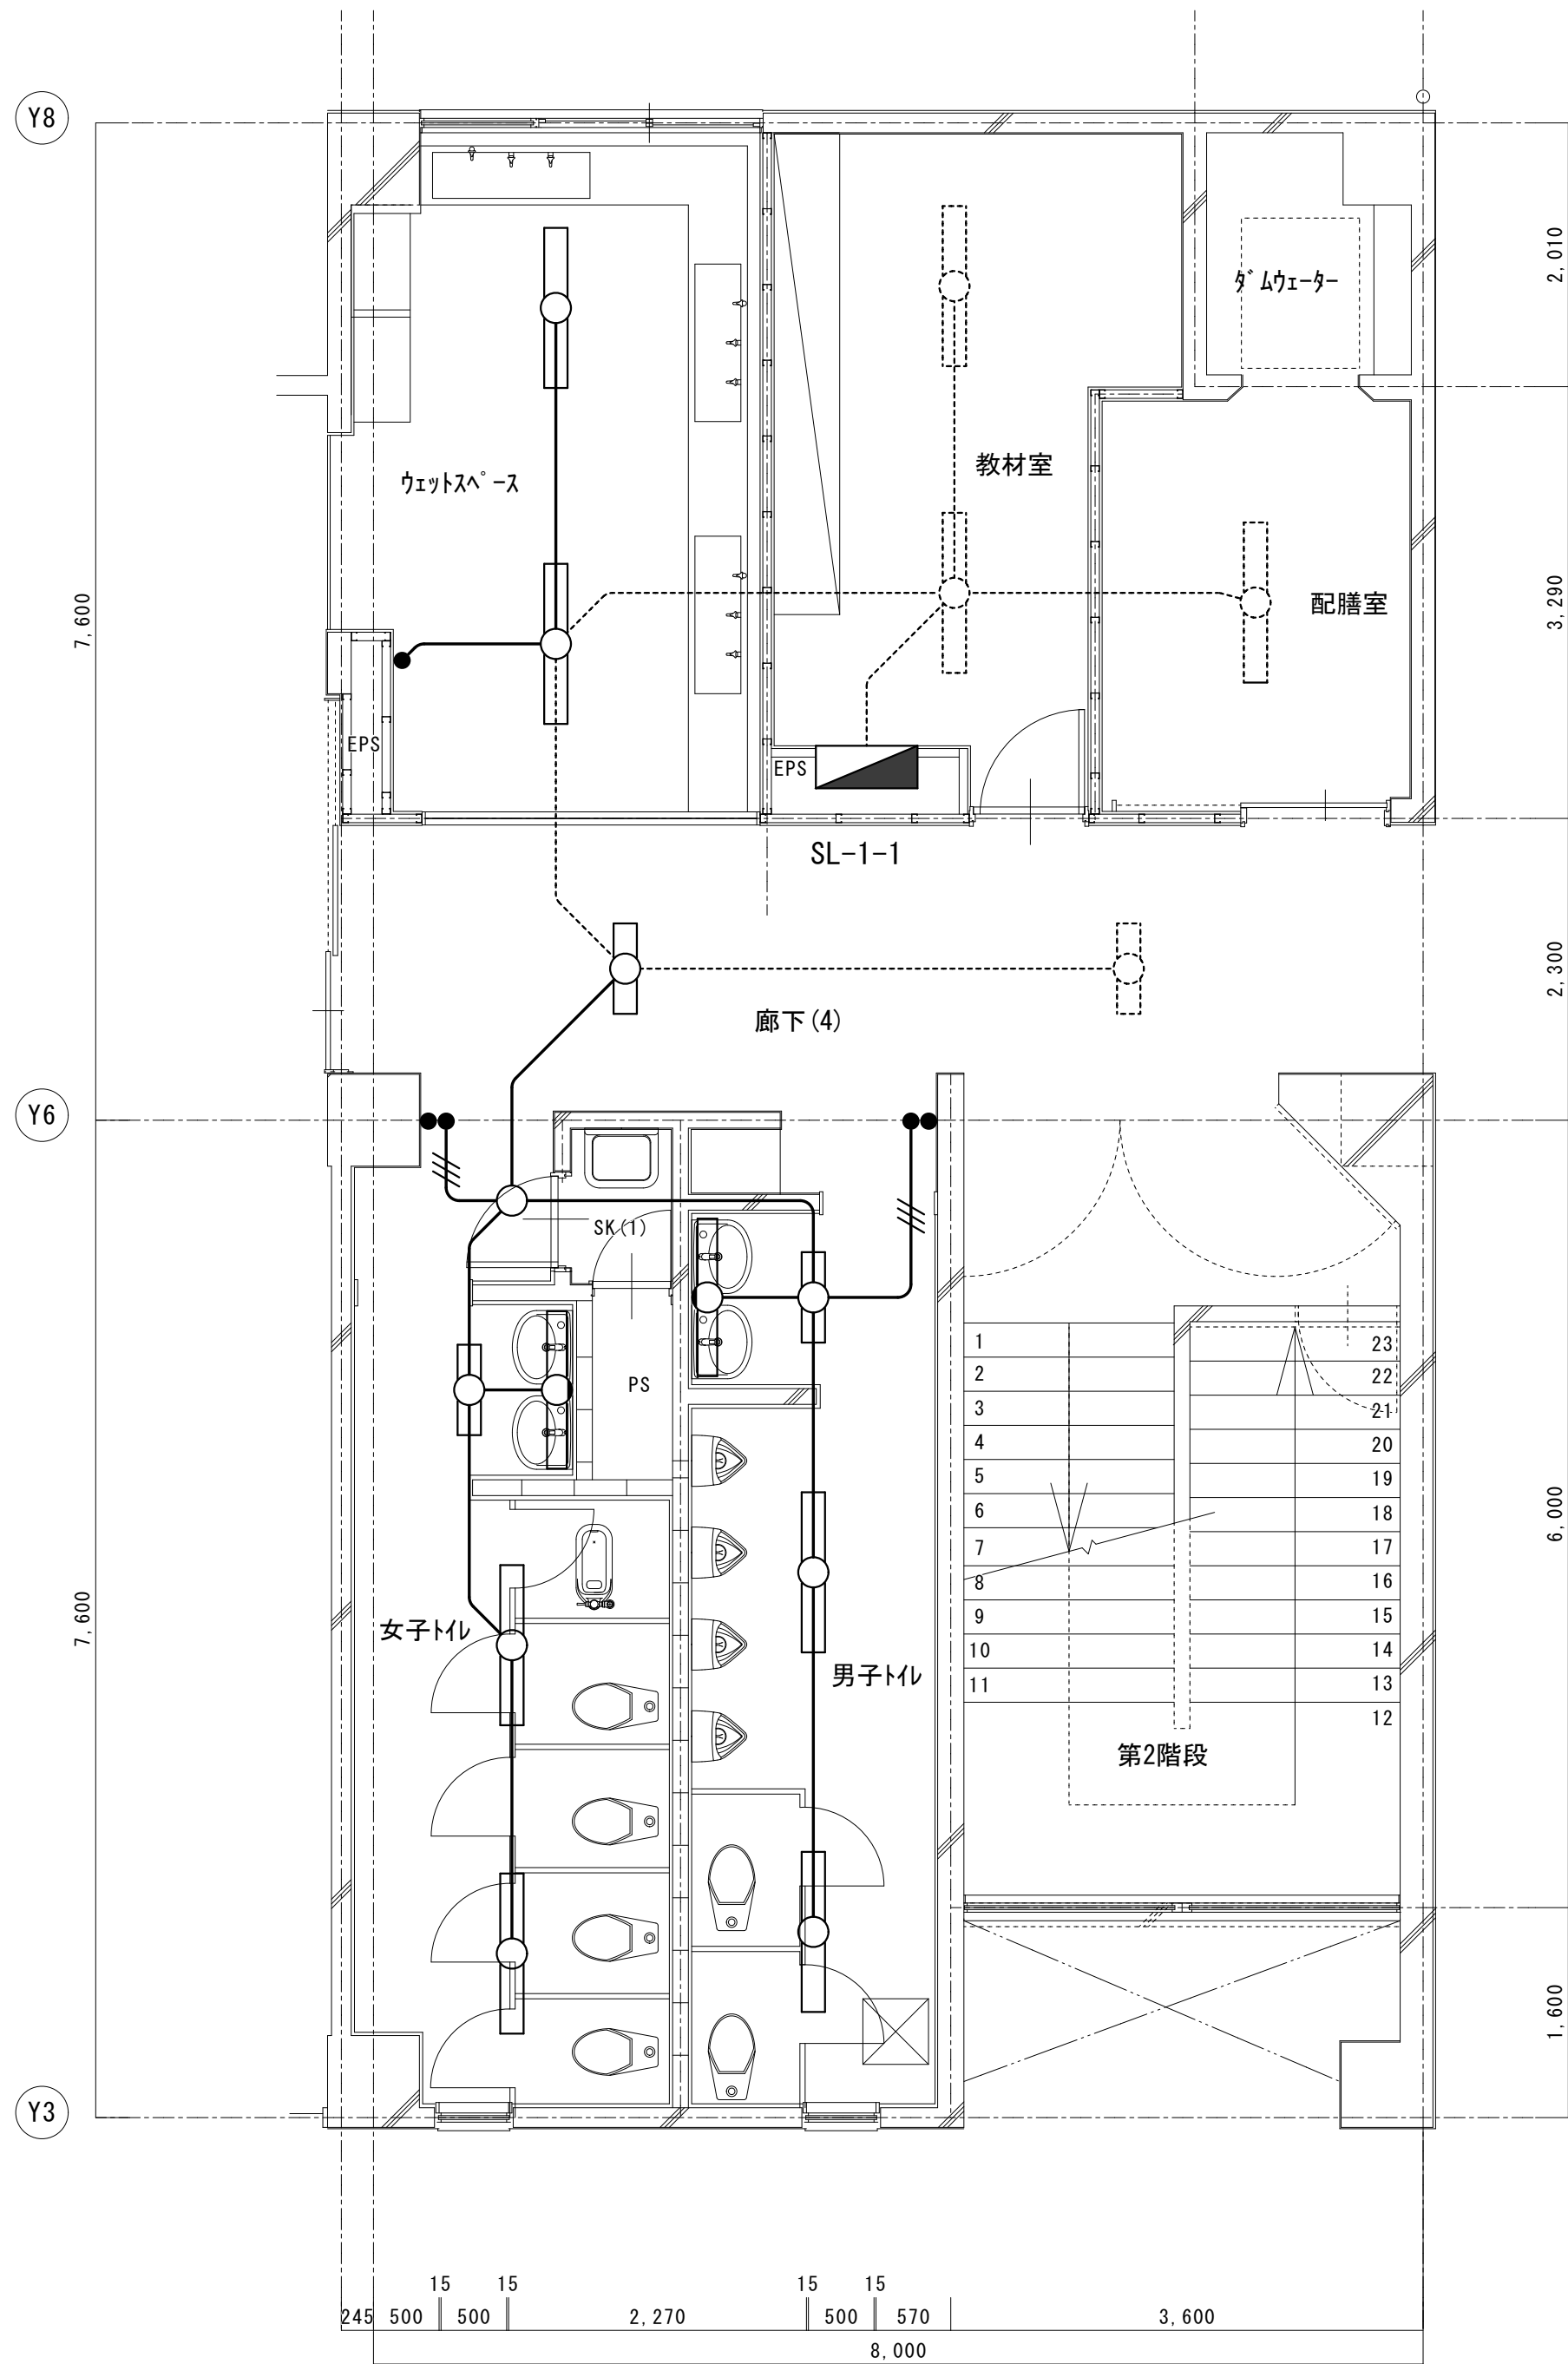

図示の照明器具及び配線を撤去する


ウェットスペース撤去器具		
FL40W×1	埋込 下面開放	2
タフスイッチ	1P15A×1	1

女子トイレ撤去器具		
FL20W×1	直付 富士型	1
FL40W×1	直付 富士型	2
FL40W×1	直付 アクリルカバー	1
FDL9W×1	埋込	1
タフスイッチ	1P15A×2 PL×1	1

男子トイレ撤去器具		
FL20W×1	直付 富士型	1
FL40W×1	直付 富士型	2
FL40W×1	直付 アクリルカバー	1
タフスイッチ	1P15A×2 PL×1	1

凡例	
———	IV1.6×3(19) 電線撤去・電線管残置
———	IV1.6×2(19) 電線撤去・電線管残置
.....	既設のまま

平面詳細図

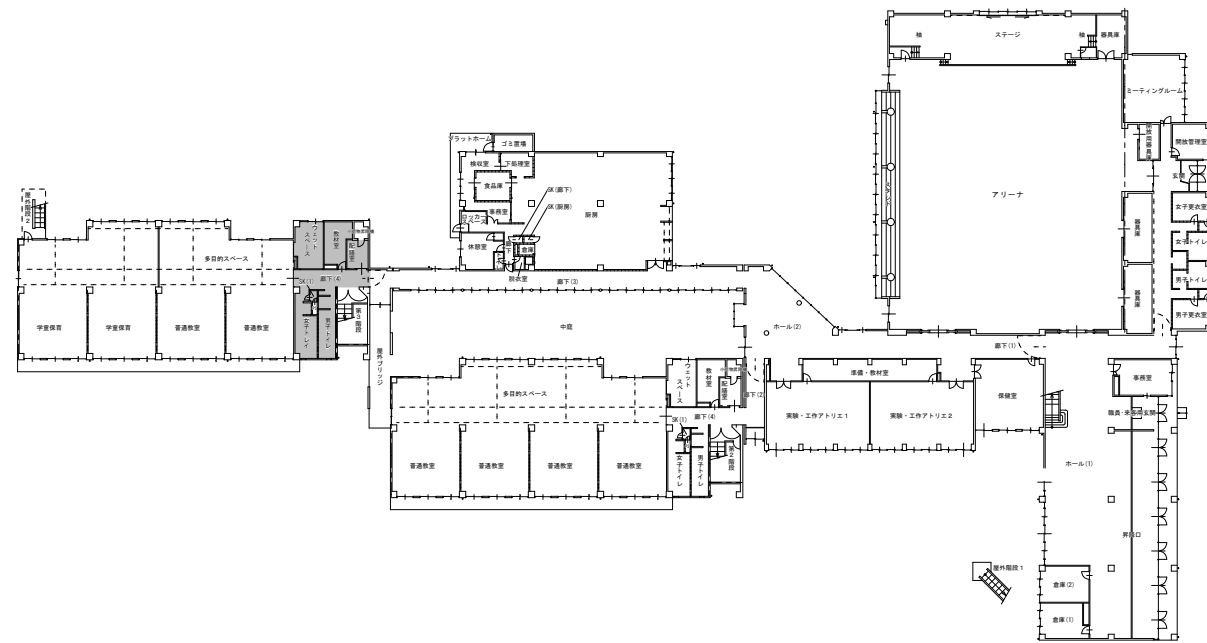

ウェットスペース
N1×2
多機能トイレ
E×1

女子トイレ
A3×2
I×2
男子トイレ
A3×2
I×1


図示の照明器具及び配線を新設する

機器凡例	
○	LED器具40W型
□	LED器具20W型
●	LED器具 ダウンライト
▽1	人感センサー 親機
▽1F	人感センサー 換気扇連動親機
▽2	人感センサー 子機
▽2F	人感センサー 換気扇連動子機
●	タンブラスイッチ 1P15A×1
◆	人感センサー操作ユニット 2回路用
○	天井扇
□	アウトレットボックス 4中浅
□	小便器自動水栓電源

特記無き新設配管・配線は下記による	
———	隠蔽(天井内)コロガシ配線
———	配管配線
———	既設管
———	PF (PF22)

———	EM-EEF1.6-2C
———	EM-EEF1.6-3C(10-E)
———	EM-EEF1.6-3C
———	EM-EEF1.6-2C ×2
———	EM-EEF2.0-3C(10-E)
.....	配管・配線共既設のまま

平面詳細図

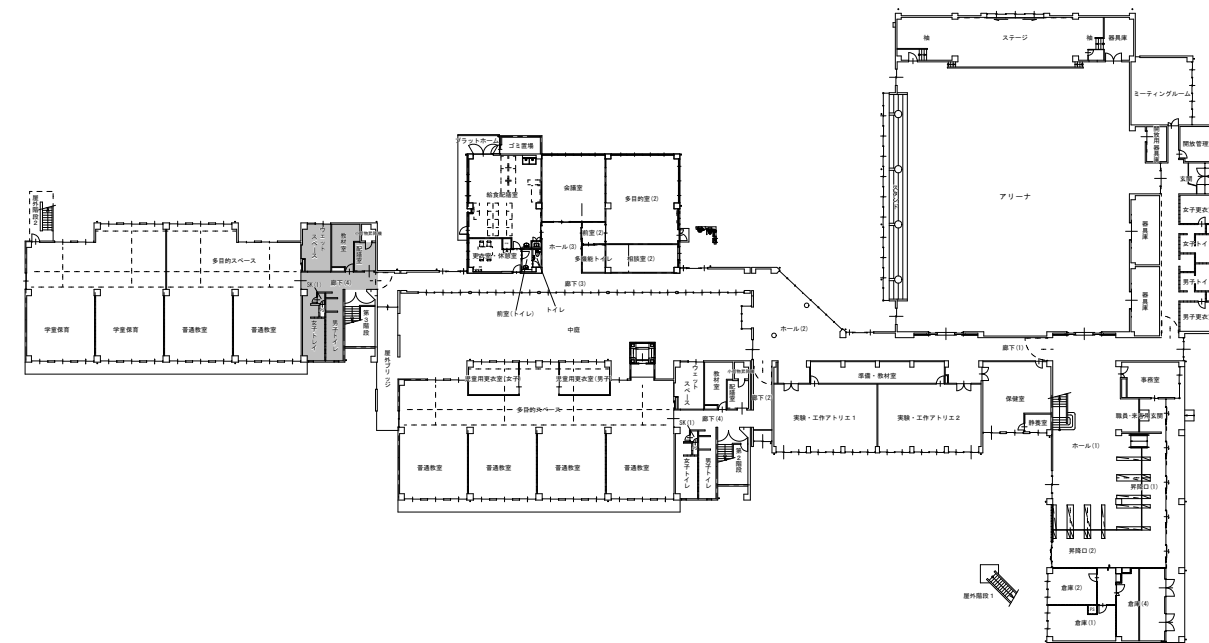

一級建築士事務所 〈千葉県知事登録 第1-2101-3267号〉
株式会社 竹江設計事務所
TAKEE ARCHITECT OFFICE CORPORATION
千葉県鎌ヶ谷市西佐津間1-18-1 Tel 047(445)4064

・Drawn By
・Checked By
・Approved By

Date
Date
Date

企画・設計者/Plan & Designer
一級建築士 第233297号
竹江 文章

設計認印

物件作品名/Title

【継】桜台小学校校舎改修工事及び桜台中学校校舎一部改修工事
図面種別/Drawing ウェットスペース男女トイレ(X4-X5)平面詳細図
(改修前・改修後) 1~3階(共通)



縮尺/Scale
(A1) S=1/50
(A3) S=1/100

図面番号/No.

E-030

改修前

改修後

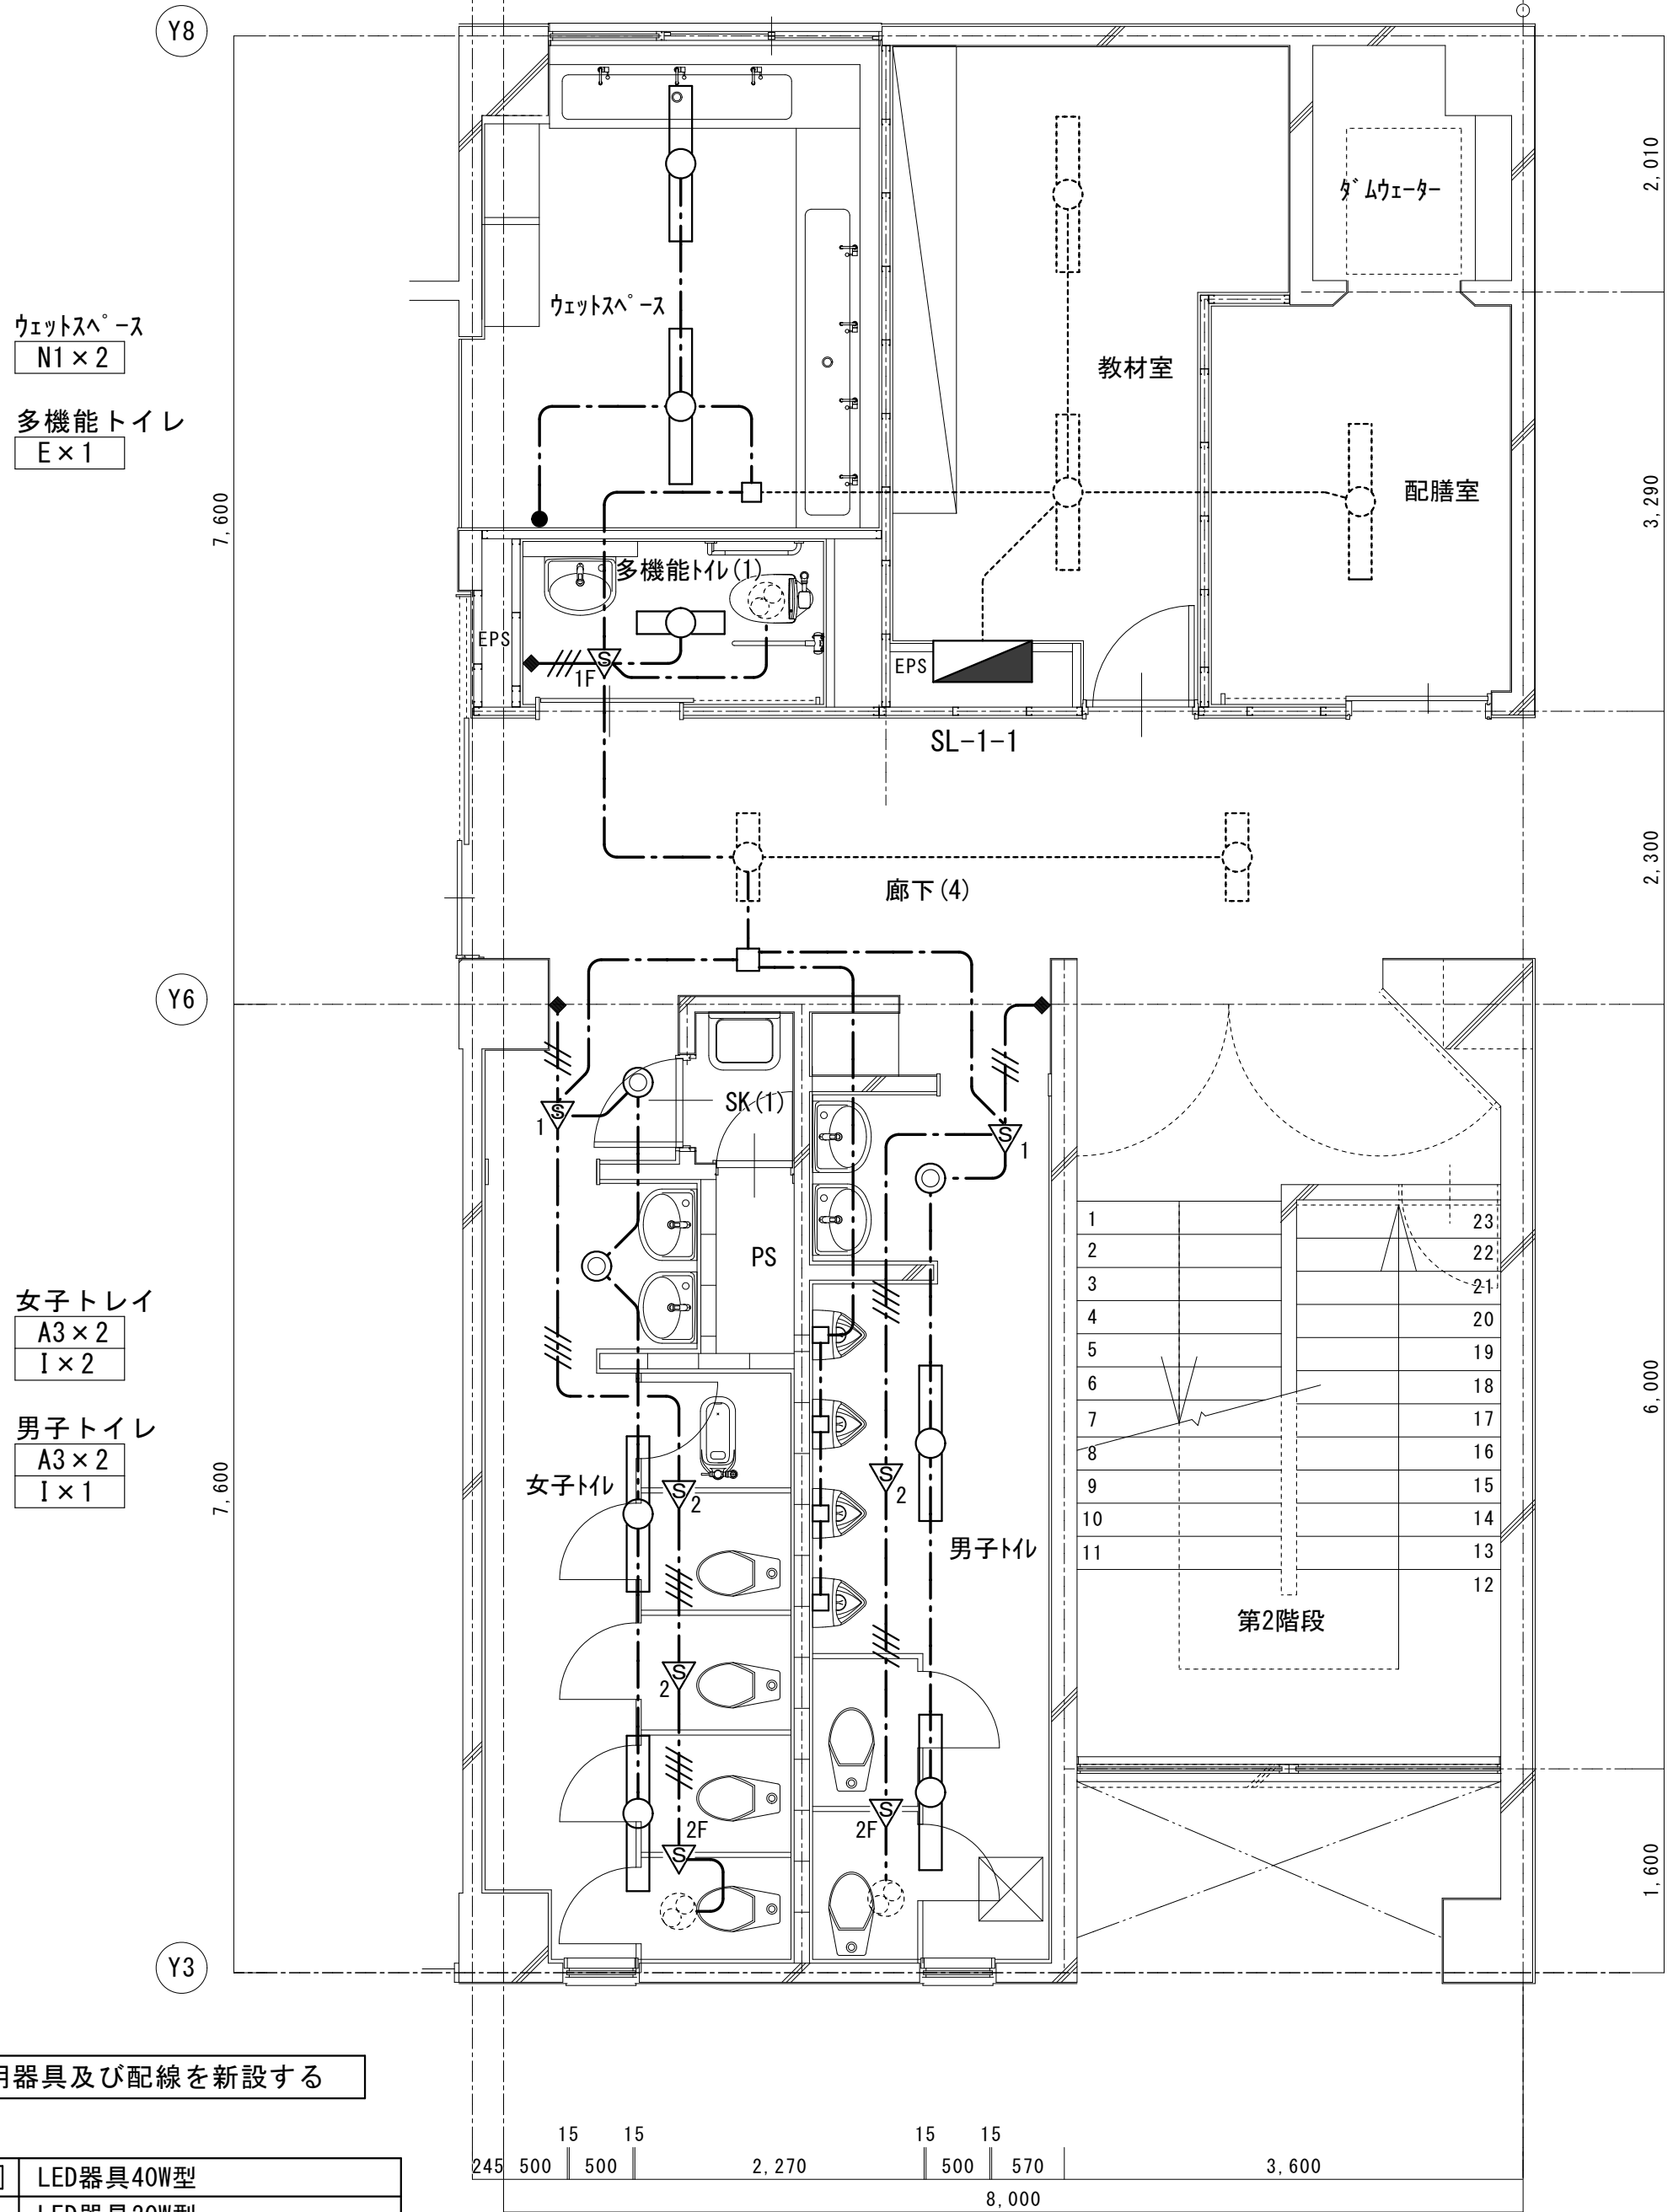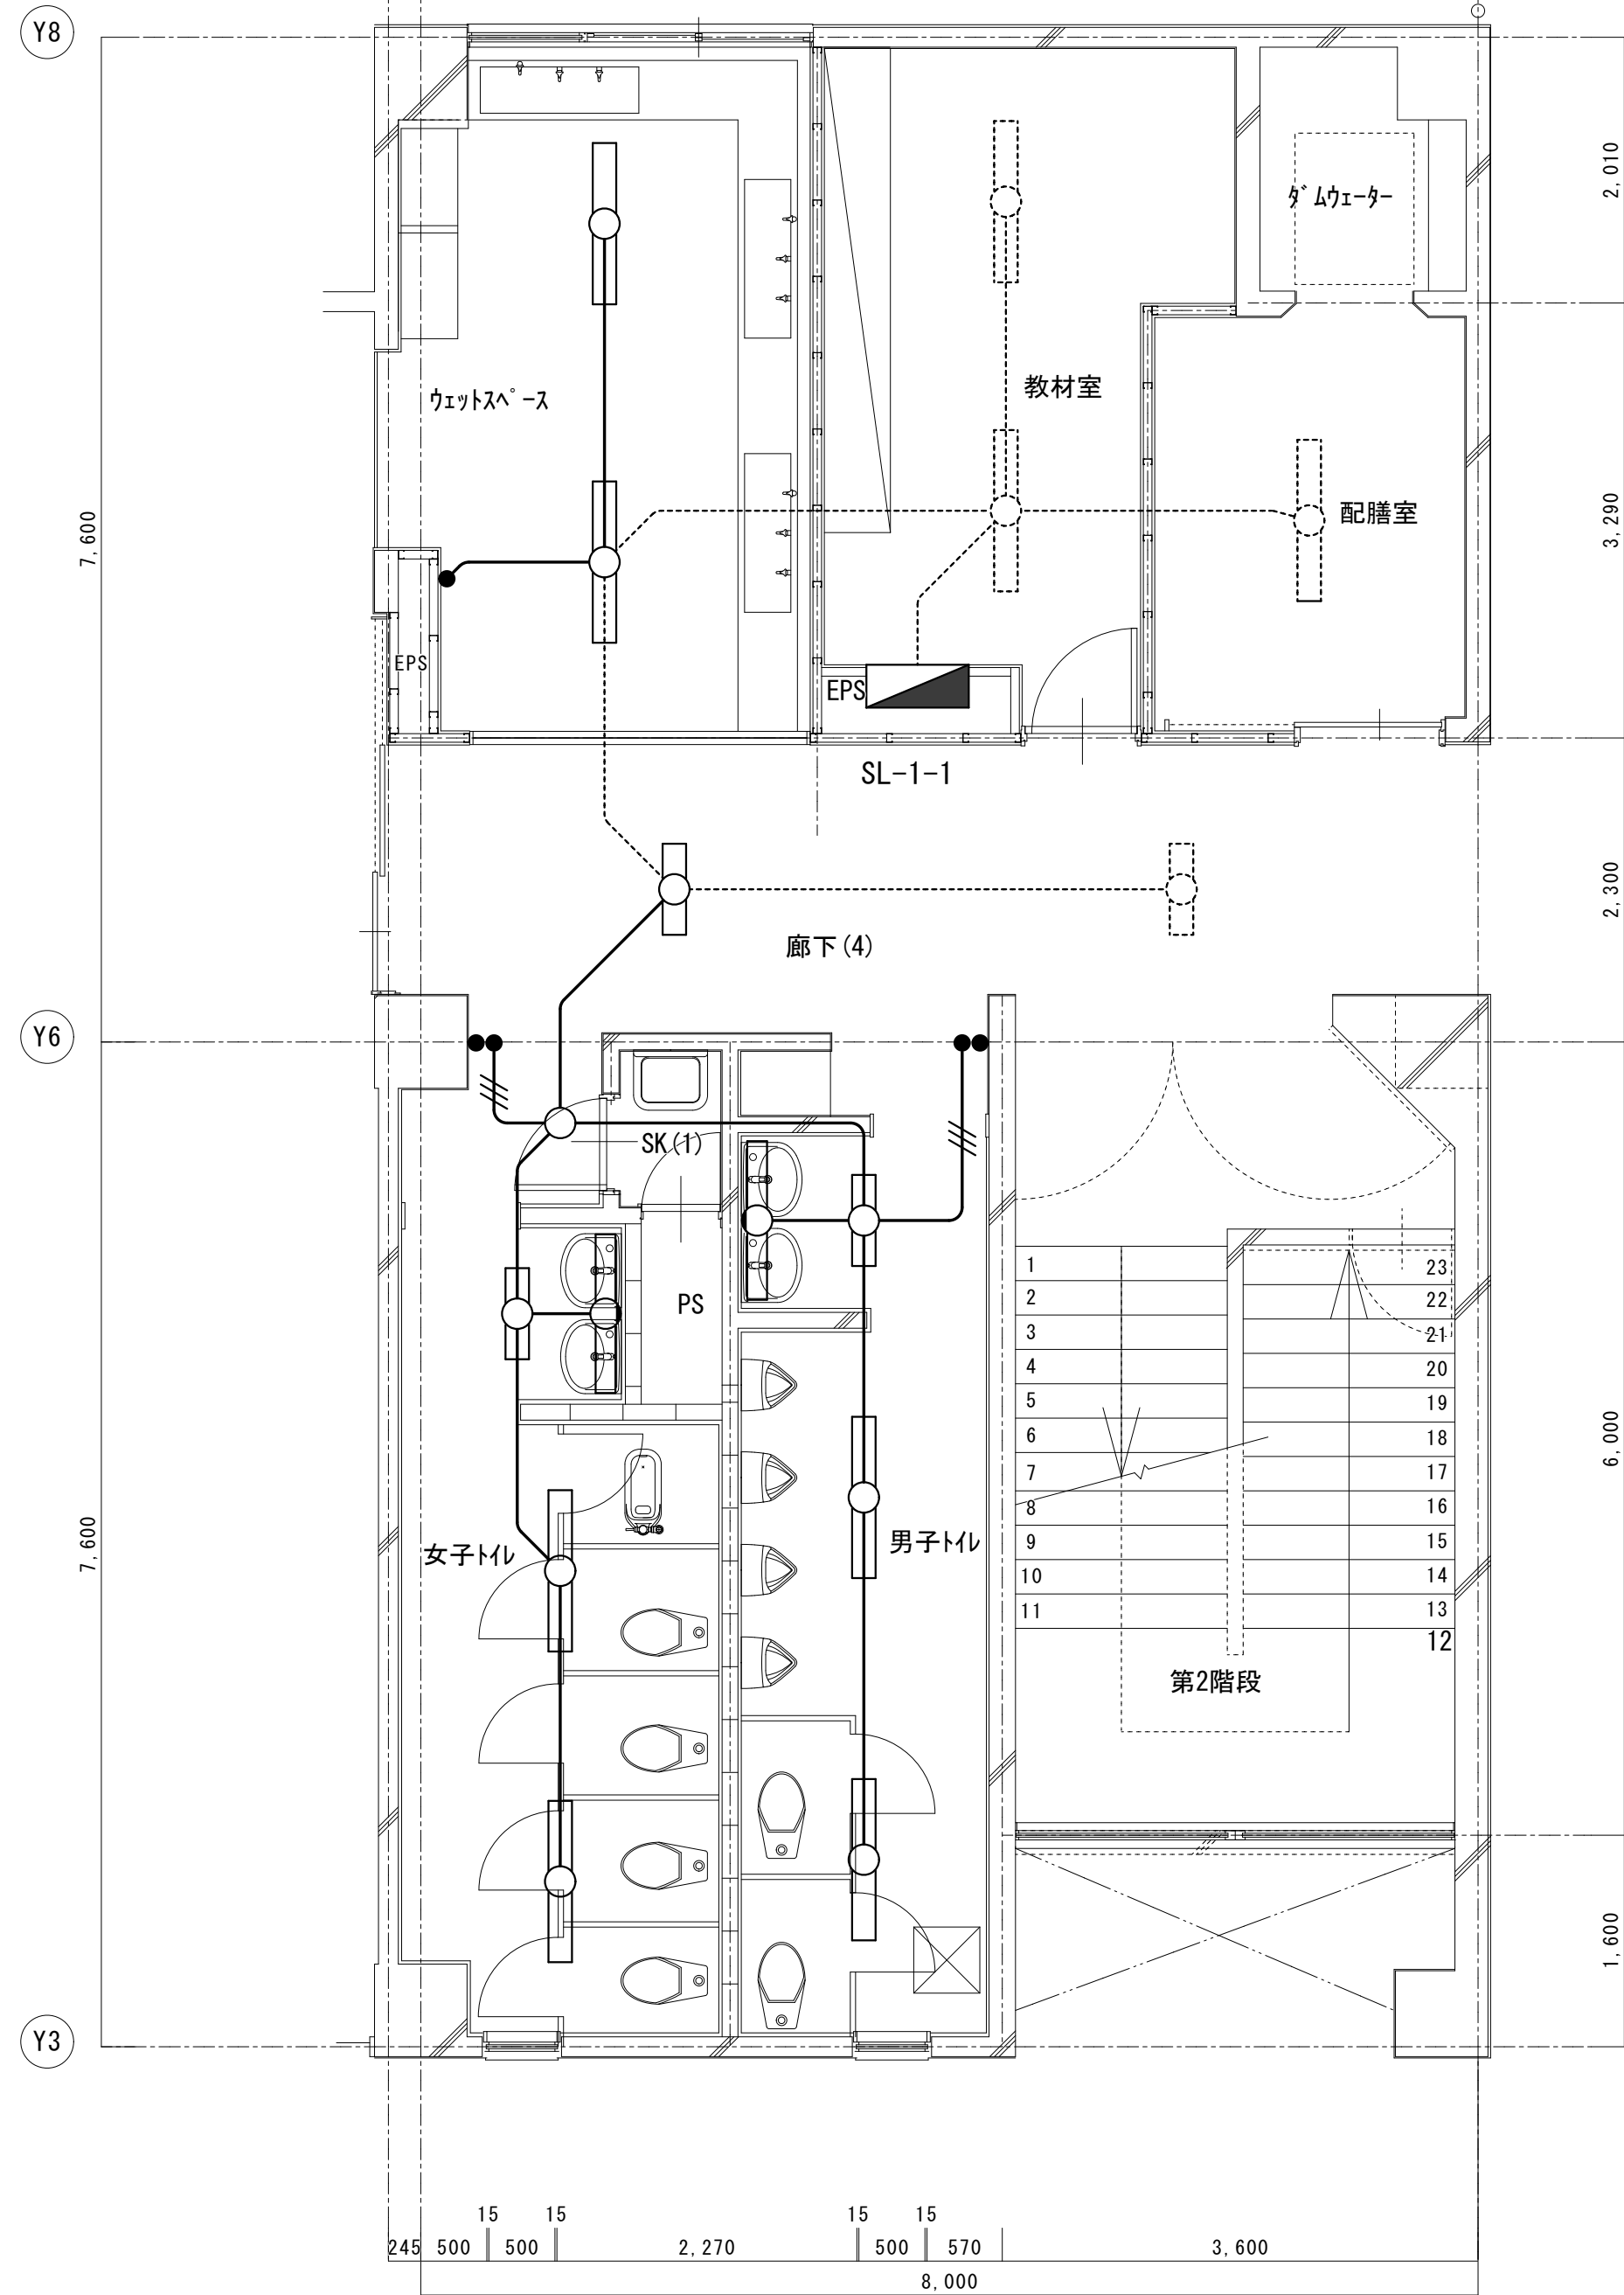

図示の照明器具及び配線を新設する

○	LED器具40W型
□	LED器具20W型
●	LED器具 ダウンライト
▽1	人感センサー 親機
▽1F	人感センサー 換気扇連動親機
▽2	人感センサー 子機
▽2F	人感センサー 換気扇連動子機
●	タンブラスイッチ 1P15A x 1
◆	人感センサー操作ユニット 2回路用
○	天井扇
□	アウトレットボックス 4中浅
□	小便器自動水栓電源

特記無き新設配管・配線は下記による

---	隠蔽(天井内)コロガシ配線
---	配管配線
---	既設管
PF	(PF22)

---	EM-EEF1.6-2C
---	EM-EEF1.6-3C(10-E)
---	EM-EEF1.6-3C
---	EM-EEF1.6-2C x 2
---	EM-EEF2.0-3C(10-E)
---	配管・配線共既設のまま

図示の照明器具及び配線を撤去する

ウェットスペース撤去器具		
FL40W x 1	埋込 下面開放	2
タンブラスイッチ	1P15A x 1	1

女子トイレ撤去器具		
FL20W x 1	直付 富士型	1
FL40W x 1	直付 富士型	2
FL40W x 1	直付 アクリルカバー	1
FDL9W x 1	埋込	1
タンブラスイッチ	1P15A x 2 PL x 1	1

男子トイレ撤去器具		
FL20W x 1	直付 富士型	1
FL40W x 1	直付 富士型	2
FL40W x 1	直付 アクリルカバー	1
タンブラスイッチ	1P15A x 2 PL x 1	1

凡例	
---	IV1.6 x 3 (19) 電線撤去・電線管残置
---	IV1.6 x 2 (19) 電線撤去・電線管残置
---	既設のまま

平面詳細図

平面詳細図



一級建築士事務所 〈千葉県知事登録 第1-2101-3267号〉
株式会社 竹江設計事務所
TAKEE ARCHITECT OFFICE CORPORATION
千葉県鎌ヶ谷市西佐津間1-18-1 Tel 047(445)4064

・Drawn By _____ Date _____
・Checked By _____ Date _____
・Approved By _____ Date _____

企画・設計者/Plan & Designer
一級建築士 第233297号
竹江 文章

設計認印


物件作品名/Title

【継】桜台小学校校舎改修工事及び桜台中学校校舎一部改修工事
図面種別/Drawing ウェットスペース、男女トイレ(X10-X11)平面詳細図
(改修前・改修後) 1~3階(共通)

縮尺/Scale
(A1) S=1/50
(A3) S=1/100

図面番号/No.

E-031

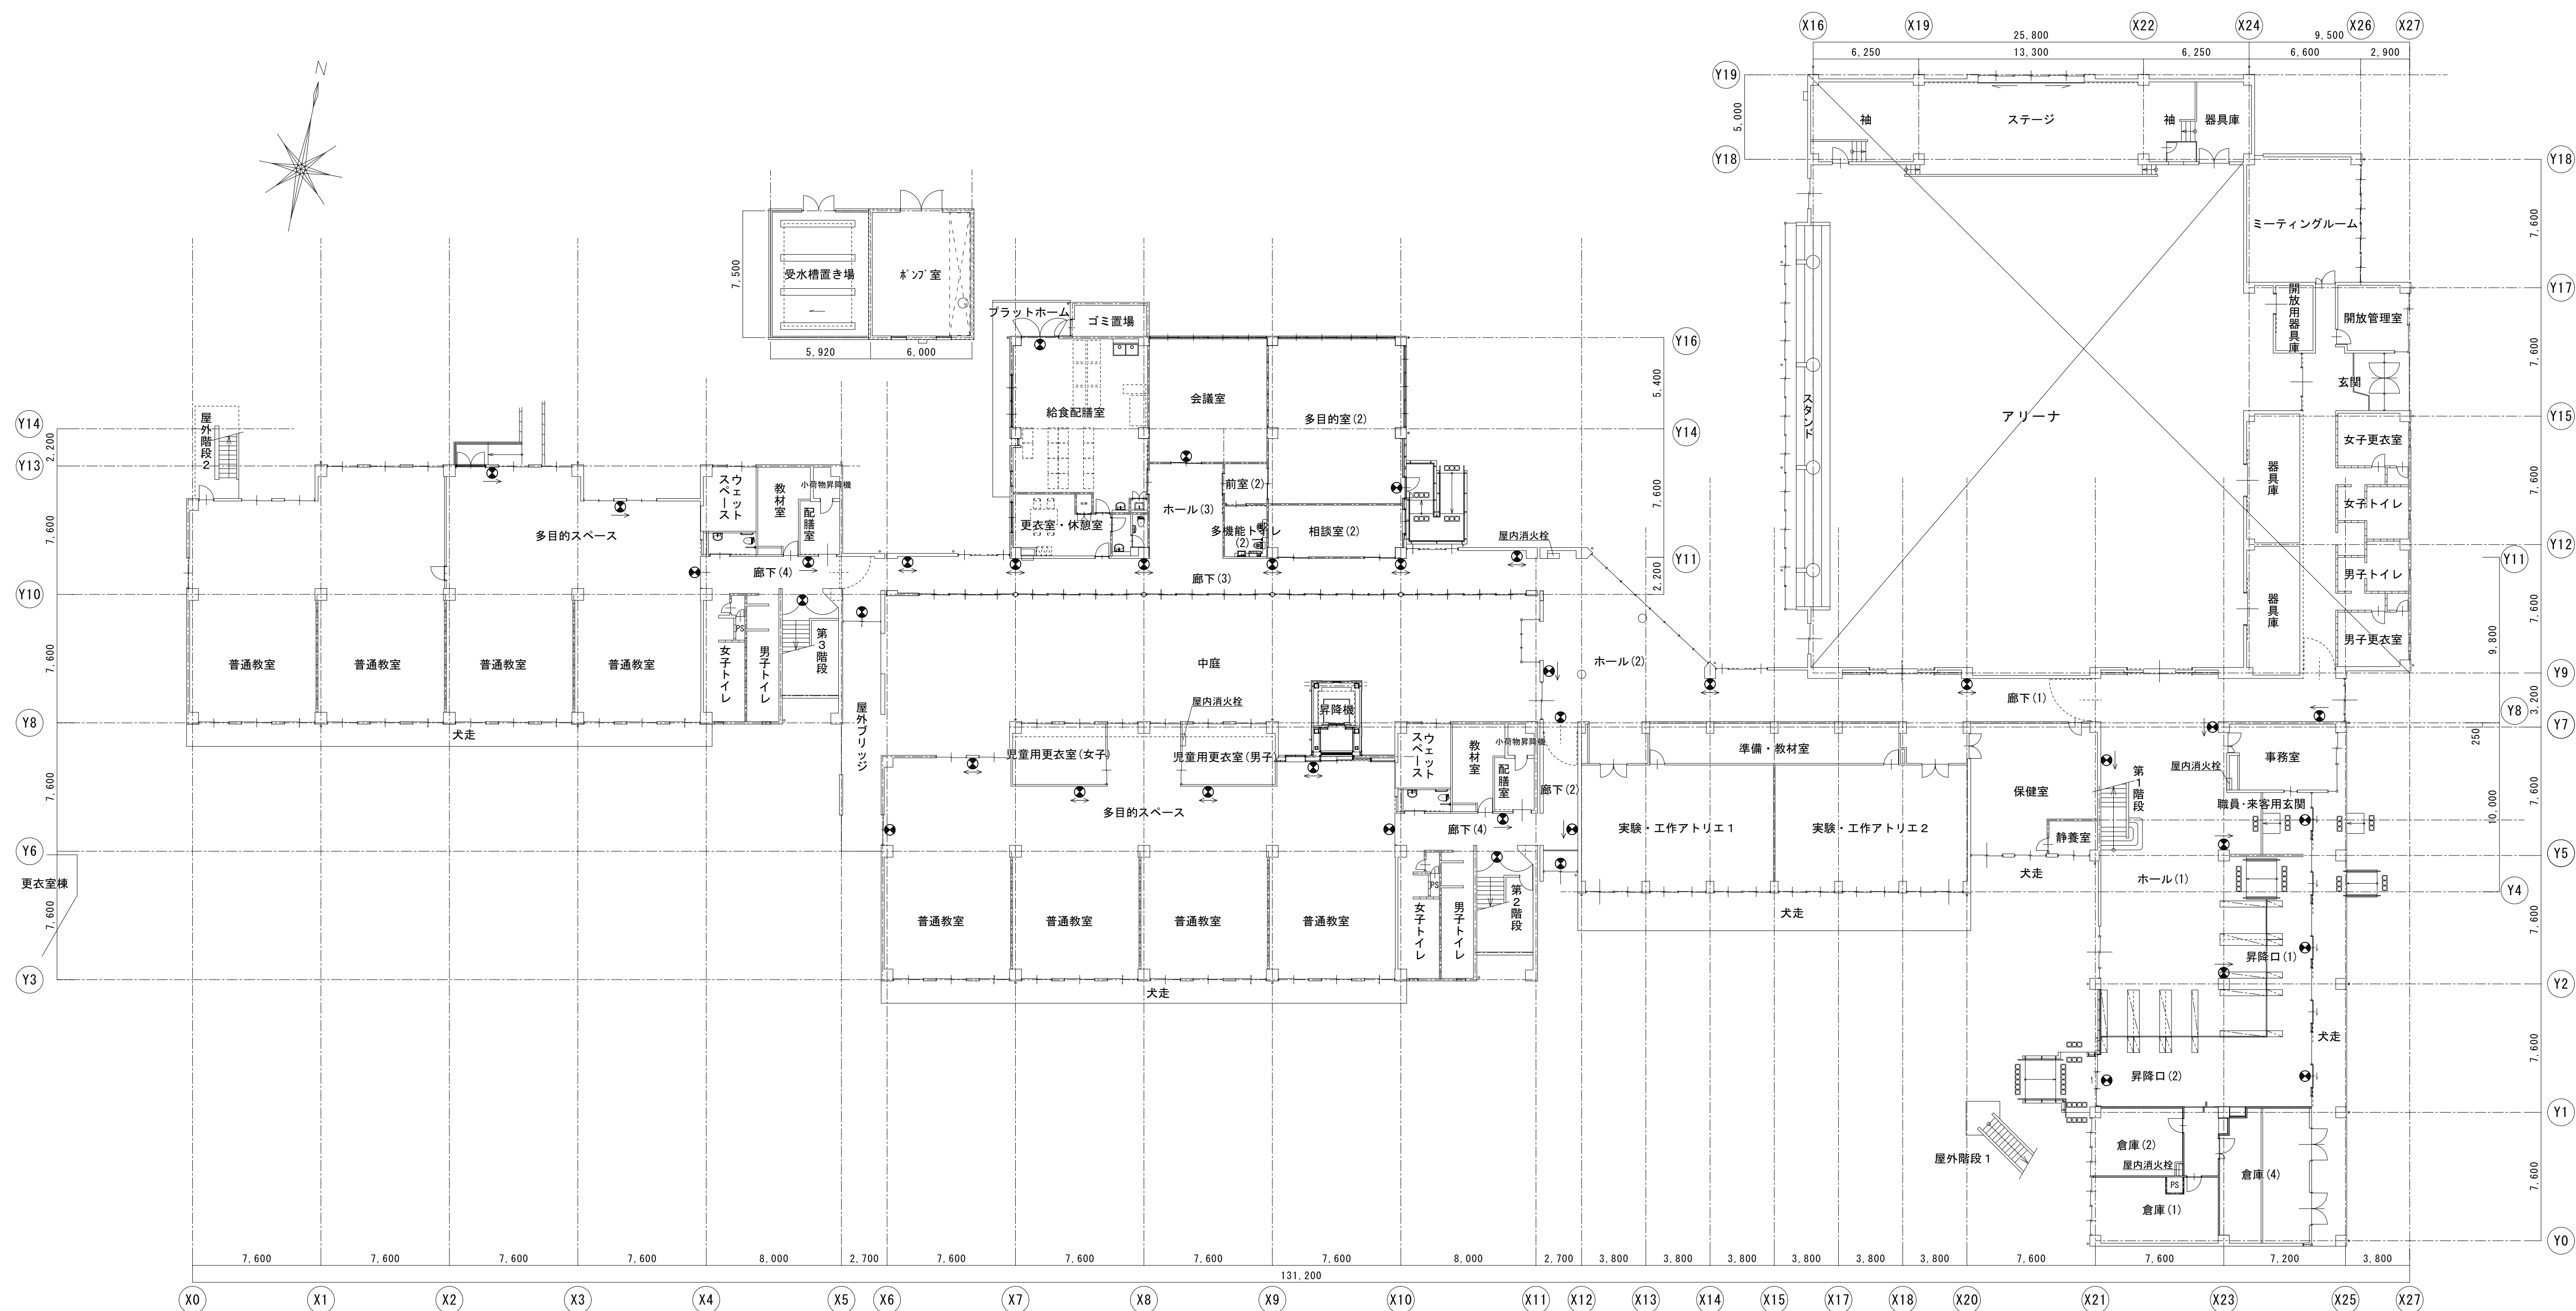


小学校 1 階平面図 1/200

小学校 1 階平面図 1/200

図示の蓄光式誘導標識を取付ける


	避難口用誘導標識
	通路用誘導標識 片方向
	通路用誘導標識 両方向

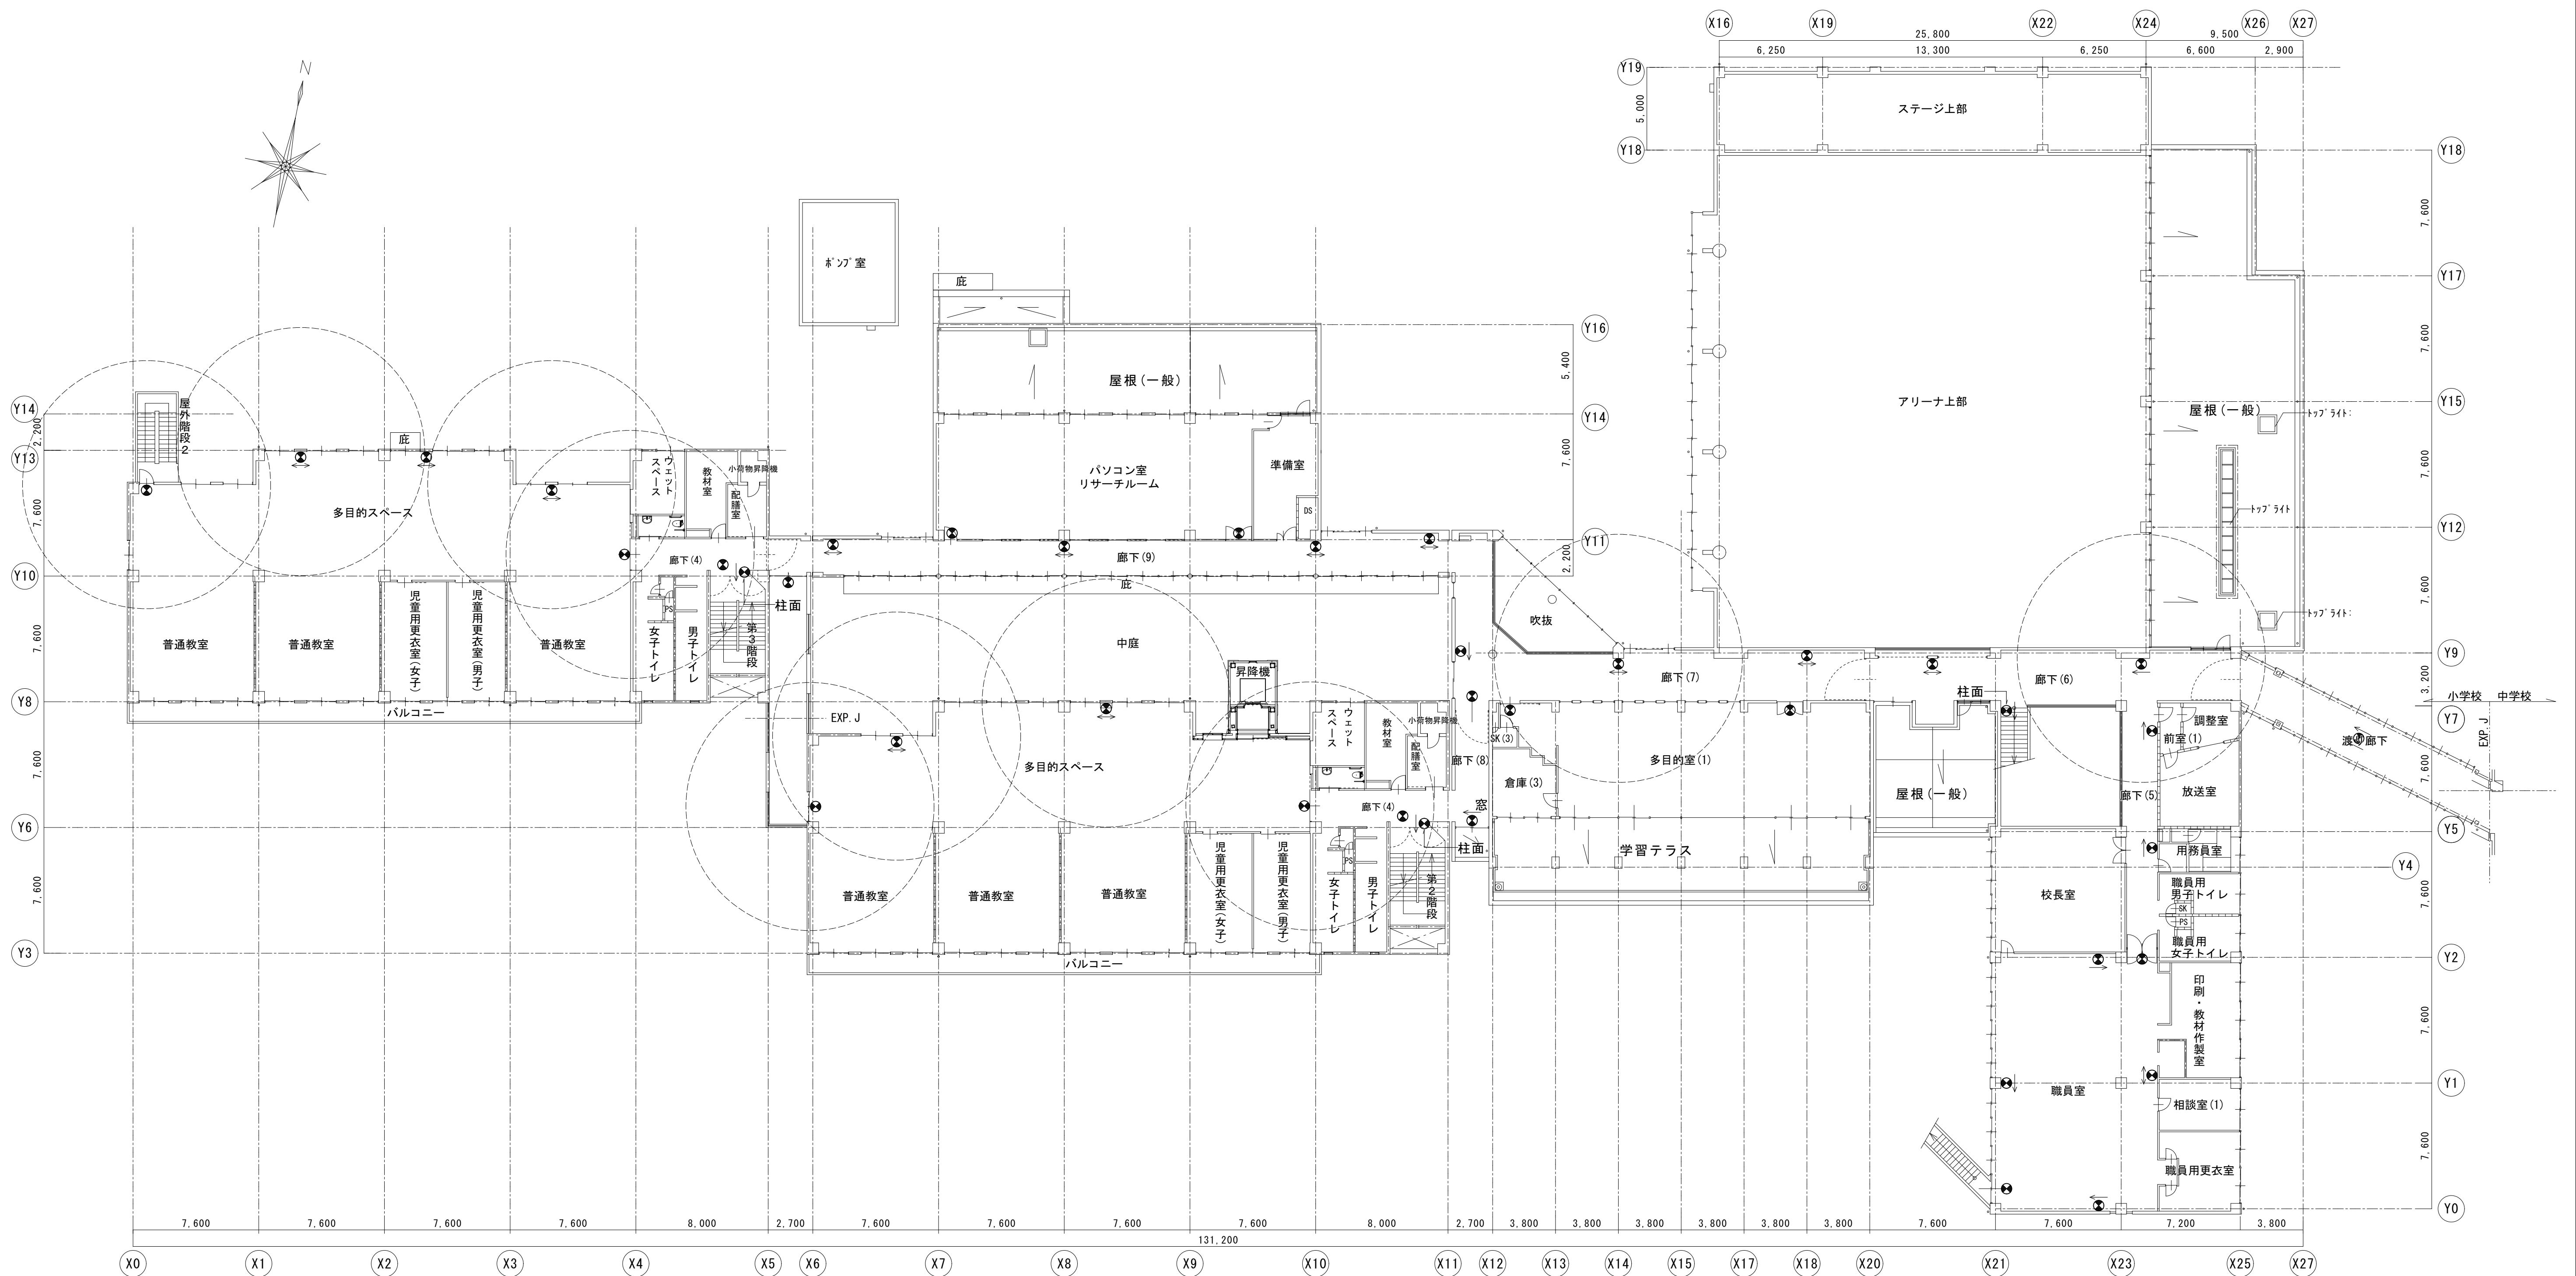

小学校 2 階平面図 1/200

図示の蓄光式誘導標識を取付ける

	避難口用誘導標識
	通路用誘導標識 片方向
	通路用誘導標識 両方向
	窓 ガラス面へ貼付け
誘導標識は中輝度とする	

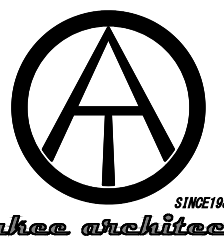

一級建築士事務所 〈千葉県知事登録 第1-2101-3267号〉
株式会社 竹江設計事務所
TAKEE ARCHITECT OFFICE CORPORATION
千葉県鎌ケ谷市西佐津間1-18-1 Tel 047(445)4064

_____	_____
_____	_____
_____	_____

・Drawn By _____ Date _____
・Checked By _____ Date _____
・Approved By _____ Date _____

企画・設計者／Plan & Designer
一級建築士 第233297号
竹江 文章

設計認印

物件作品名／Title

【継】桜台小学校校舎改修工事及び桜台中学校校舎一部改修工事


図面種別／Drawing

誘導標識設備小学校2階平面図（改修後）

縮尺／Scale
(A1) S=1/200
(A3) S=1/400

図面番号／No.

E-033

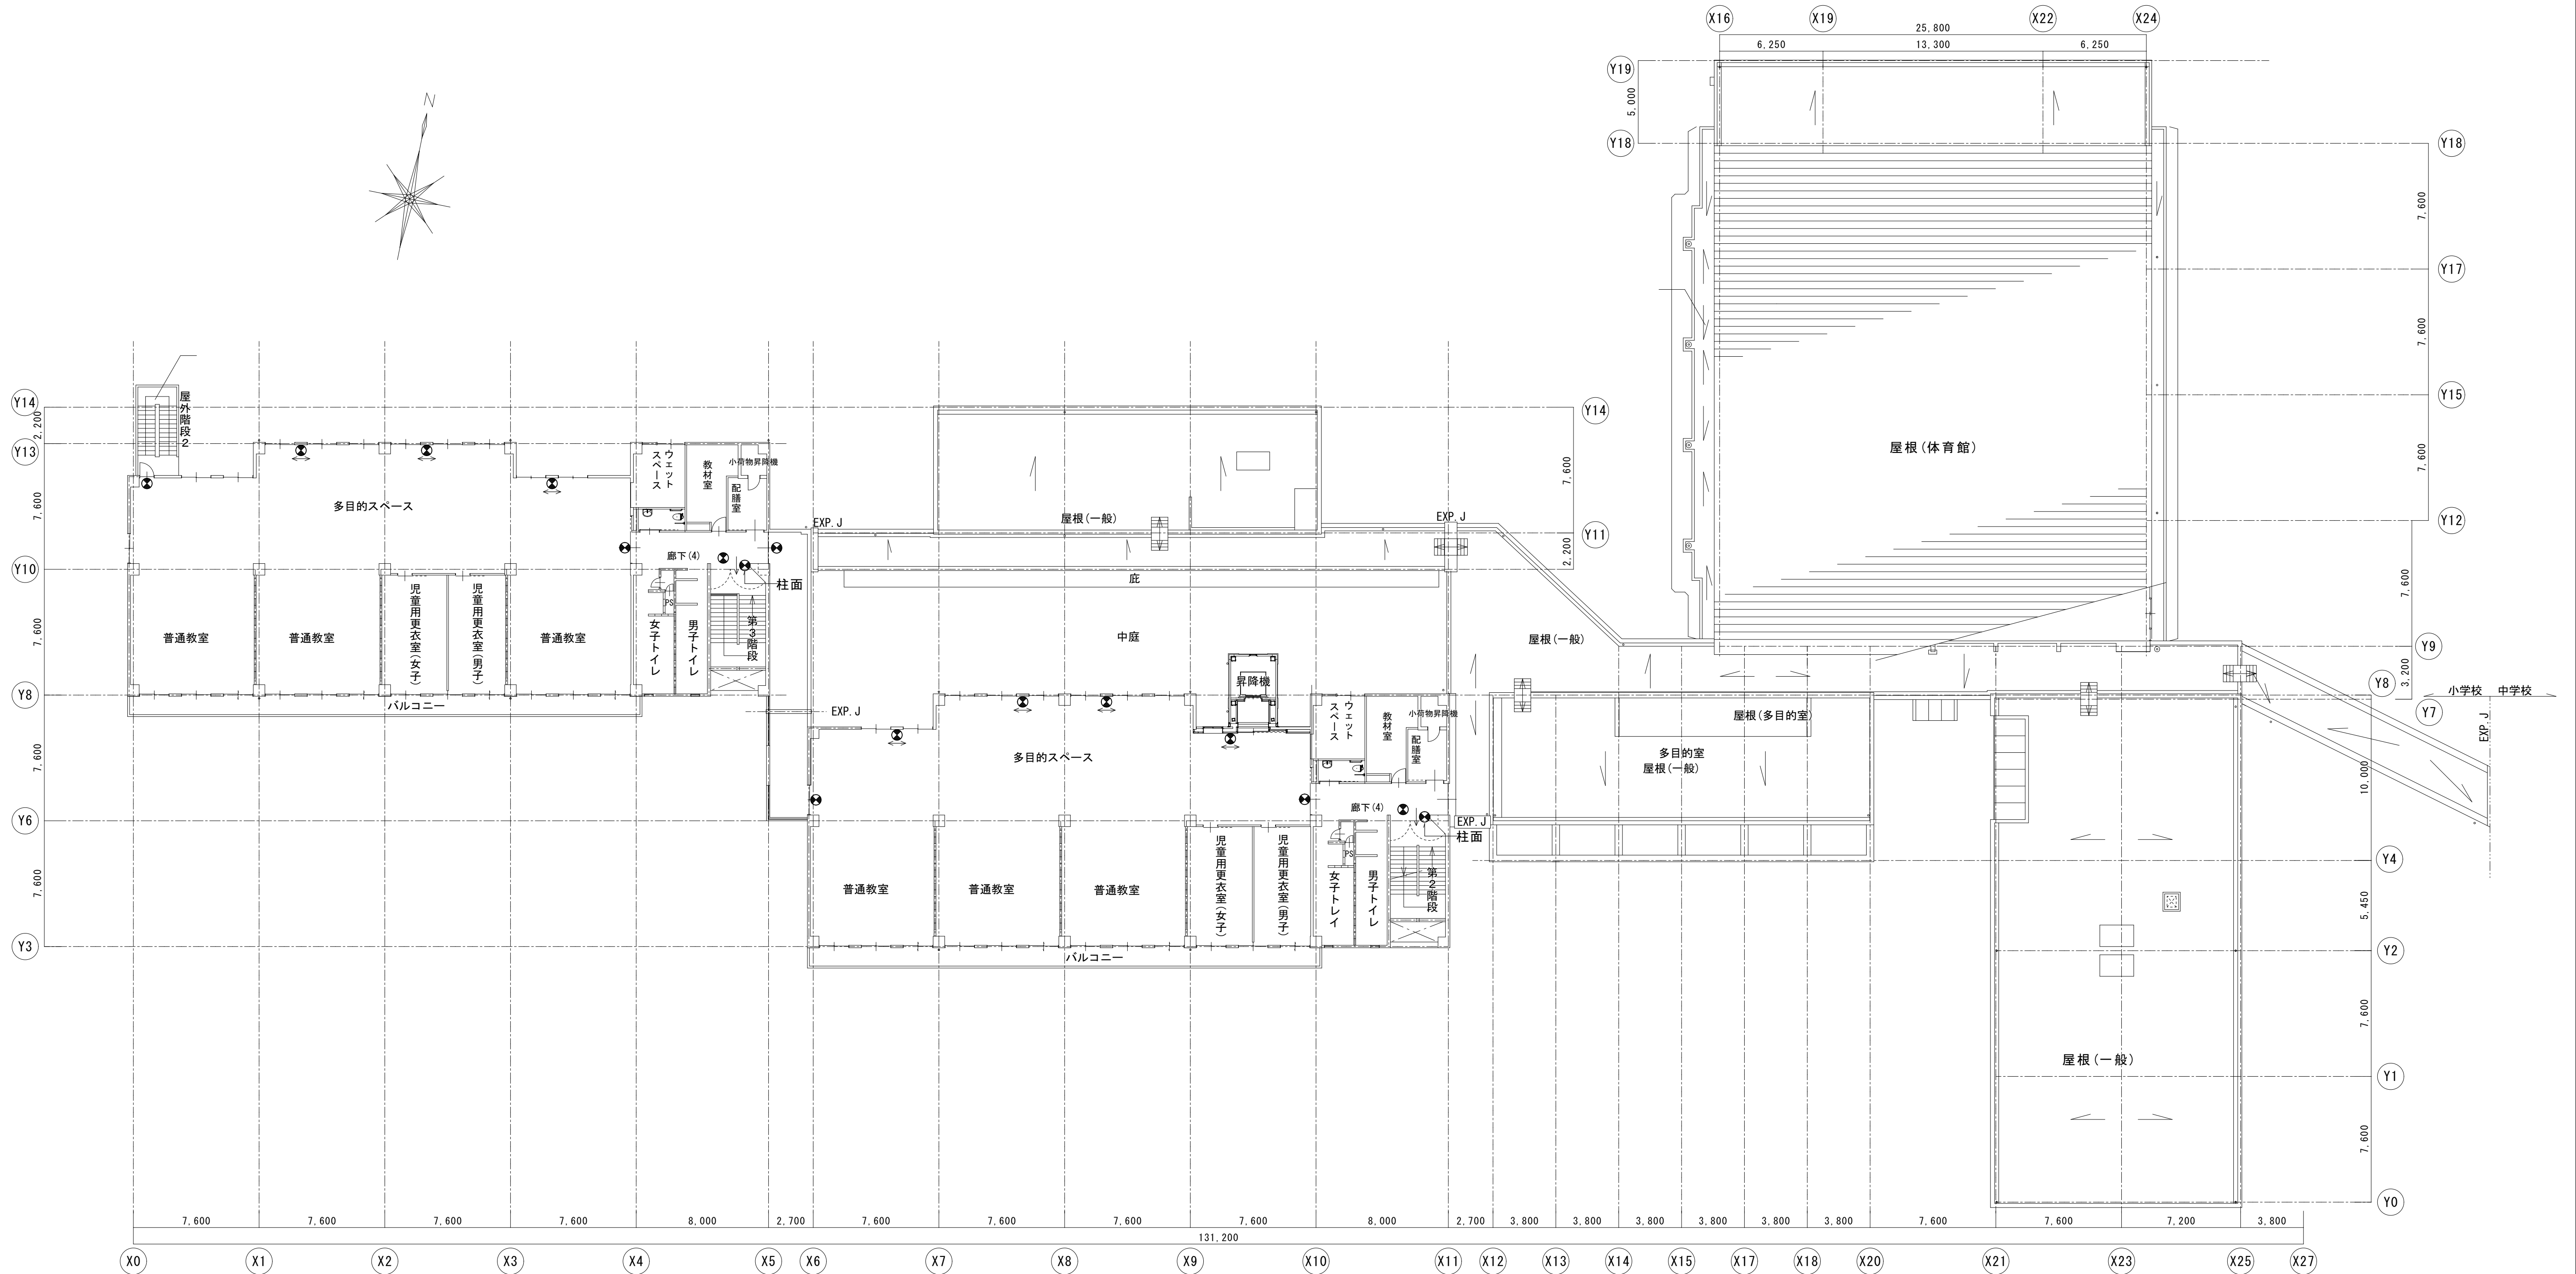

小学校 3 階平面図 1/200

図示の蓄光式誘導標識を取付ける

	避難口用誘導標識
	通路用誘導標識 片方向
	通路用誘導標識 両方向
誘導標識は中輝度とする	



一級建築士事務所 〈千葉県知事登録 第1-2101-3267号〉
株式会社 竹江設計事務所
TAKEE ARCHITECT OFFICE CORPORATION
千葉県鎌ヶ谷市西佐津間1-18-1 Tel 047(445)4064

_____	_____
_____	_____
_____	_____

・Drawn By Date
・Checked By Date
・Approved By Date

企画・設計者／Plan & Designer

一級建築士 第233297号
竹江 文章

設計認印

物件作品名／Title

【継】桜台小学校校舎改修工事及び桜台中学校校舎一部改修工事


図面種別／Drawing

誘導標識設備小学校3階平面図（改修後）


縮尺／Scale
(A1) S=1/200
(A3) S=1/400

図面番号／No.

E-034

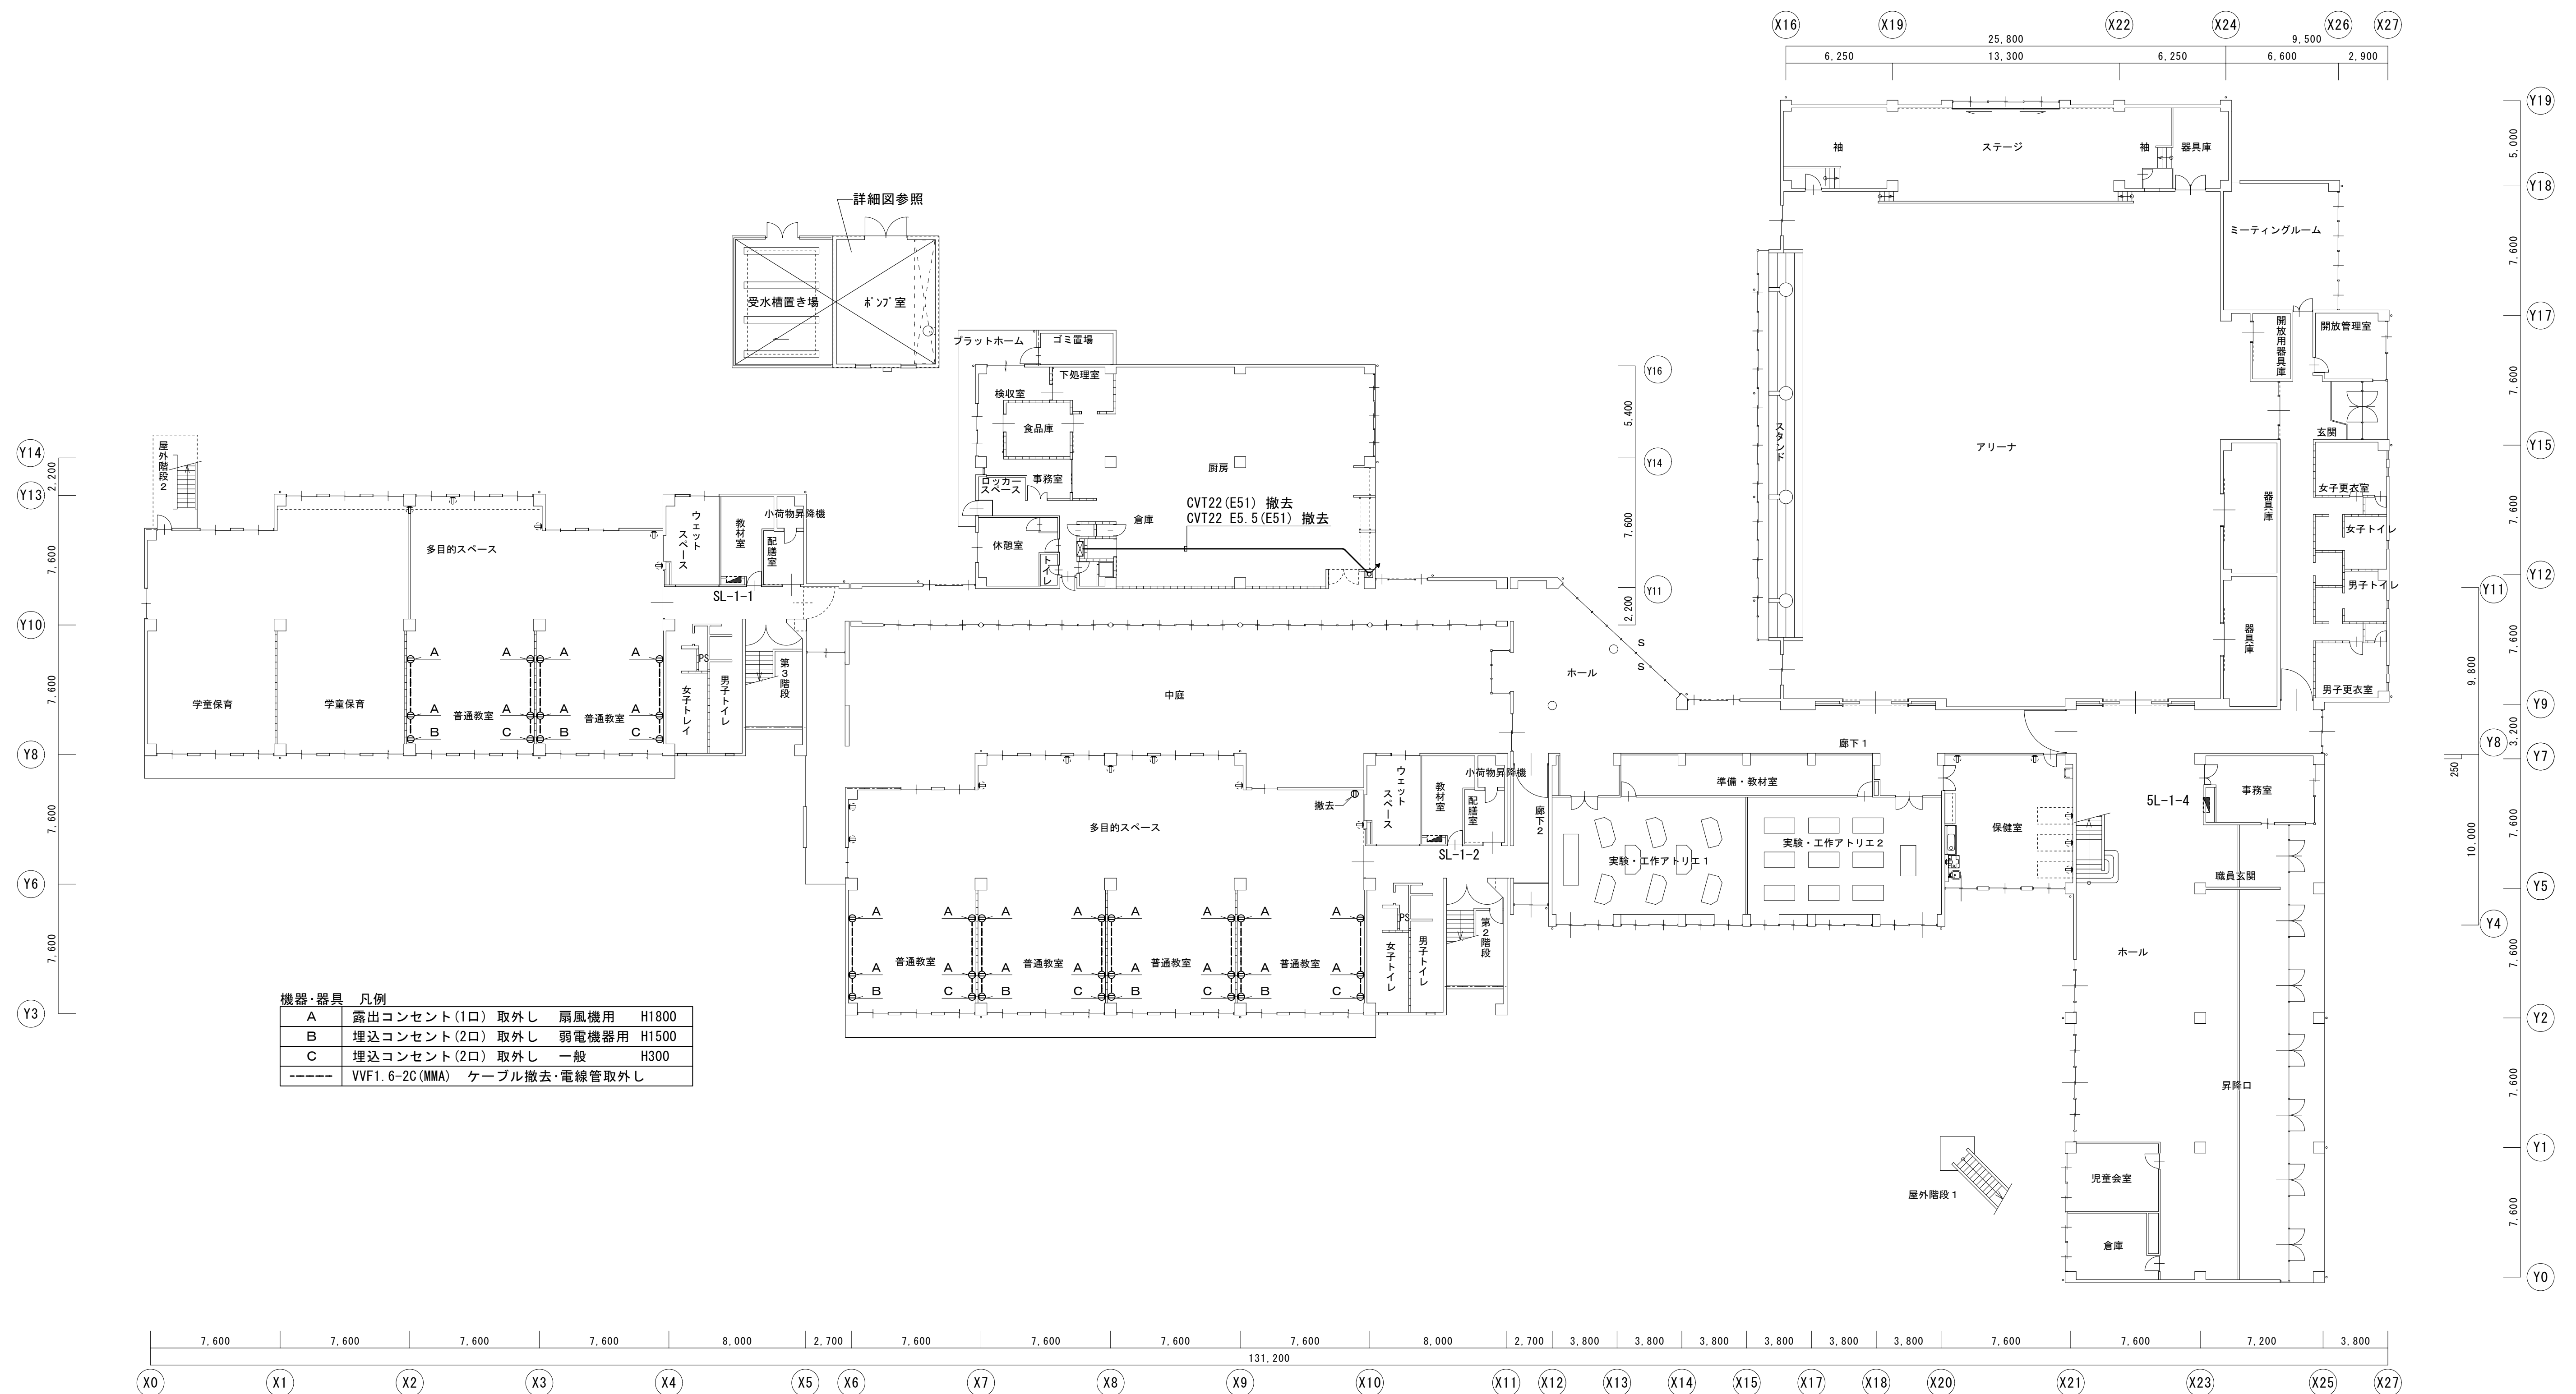

小学校 1 階平面図 1/200

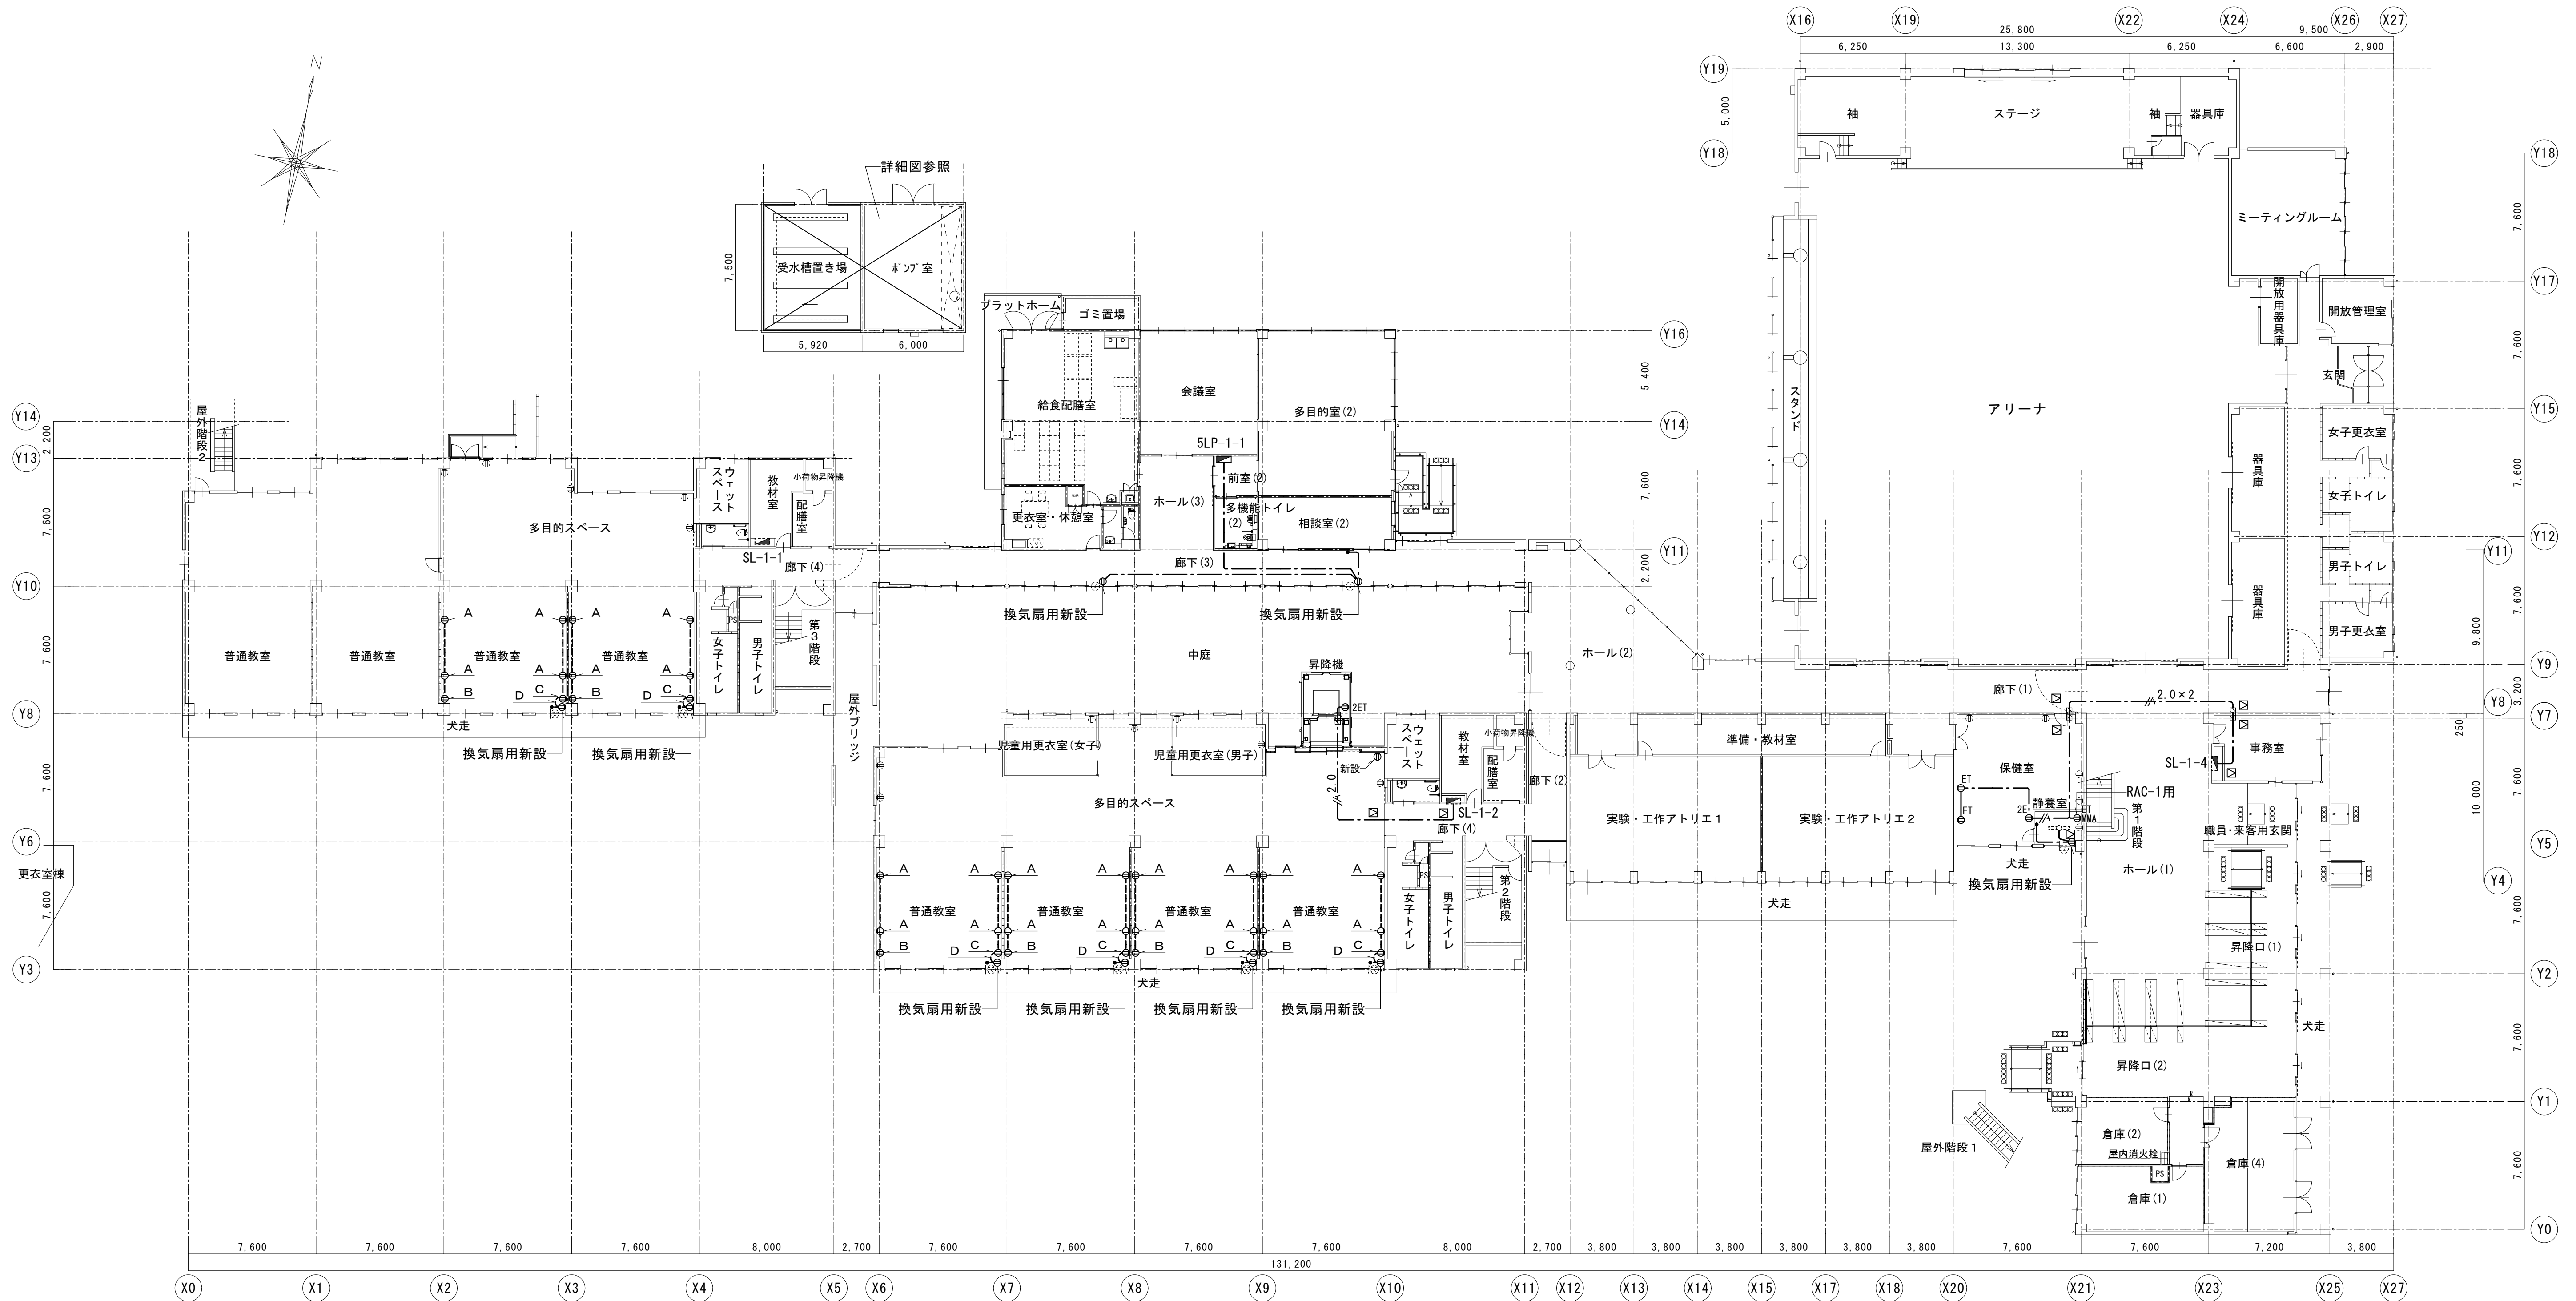

小学校 1 階平面図 1/200

機器・器具 凡例			
A	露出コンセント(1口) 再取付	扇風機用	H1800
B	埋込コンセント(2口) 再取付	弱電機器用	H1500
C	埋込コンセント(2口) 再取付	一般	H300
----	EM-EEF1.6-2C(MMA)	ケーブル新設・電線管再取付	

機器・器具 凡例	
⊙2ET	壁付コンセント(接地極・接地端子付 2口)
⊙ET	壁付コンセント(接地端子付 1口)
⊙	壁付コンセント(1口)
•	タンブラスイッチ 1P15A×1 24Hスイッチ
☐	天井点検口(建築工事)

配管・配線 凡例	
—	隠蔽(天井内)埋込み配管配線
- - - -	隠蔽(天井内)コログシ配線
----	露出配管配線

特記無き配管配線は下記による		
—	EM-EEF1.6-2C	(PF16) (MMA)
— 2.0	EM-EEF2.0-3C(1C=E)	(PF22) (MMA)

壁内配線はPF管にて保護する
露出配管配線は金属管(MMA)にて保護する
分電盤より最初の器具又はボックスまでは2.0とする

☐	防火区画貫通処理(国土交通大臣認定工法による)
---	-------------------------



一級建築士事務所 〈千葉県知事登録 第1-2101-3267号〉
株式会社 竹江設計事務所
TAKEE ARCHITECT OFFICE CORPORATION
千葉県鎌谷市西佐津間1-18-1 Tel 047(445)4064

_____	_____
_____	_____
_____	_____


・Drawn By _____ Date _____
・Checked By _____ Date _____
・Approved By _____ Date _____

企画・設計者/Plan & Designer
一級建築士 第233297号
竹江 文章

設計認印
物件作品名/Title
【継】桜台小学校校舎改修工事及び桜台中学校校舎一部改修工事
図面種別/Drawing
コンセント・空調換気電源小学校1階平面図
(改修後)

縮尺/Scale
(A1) S=1/200
(A3) S=1/400

図面番号/No.
E-036

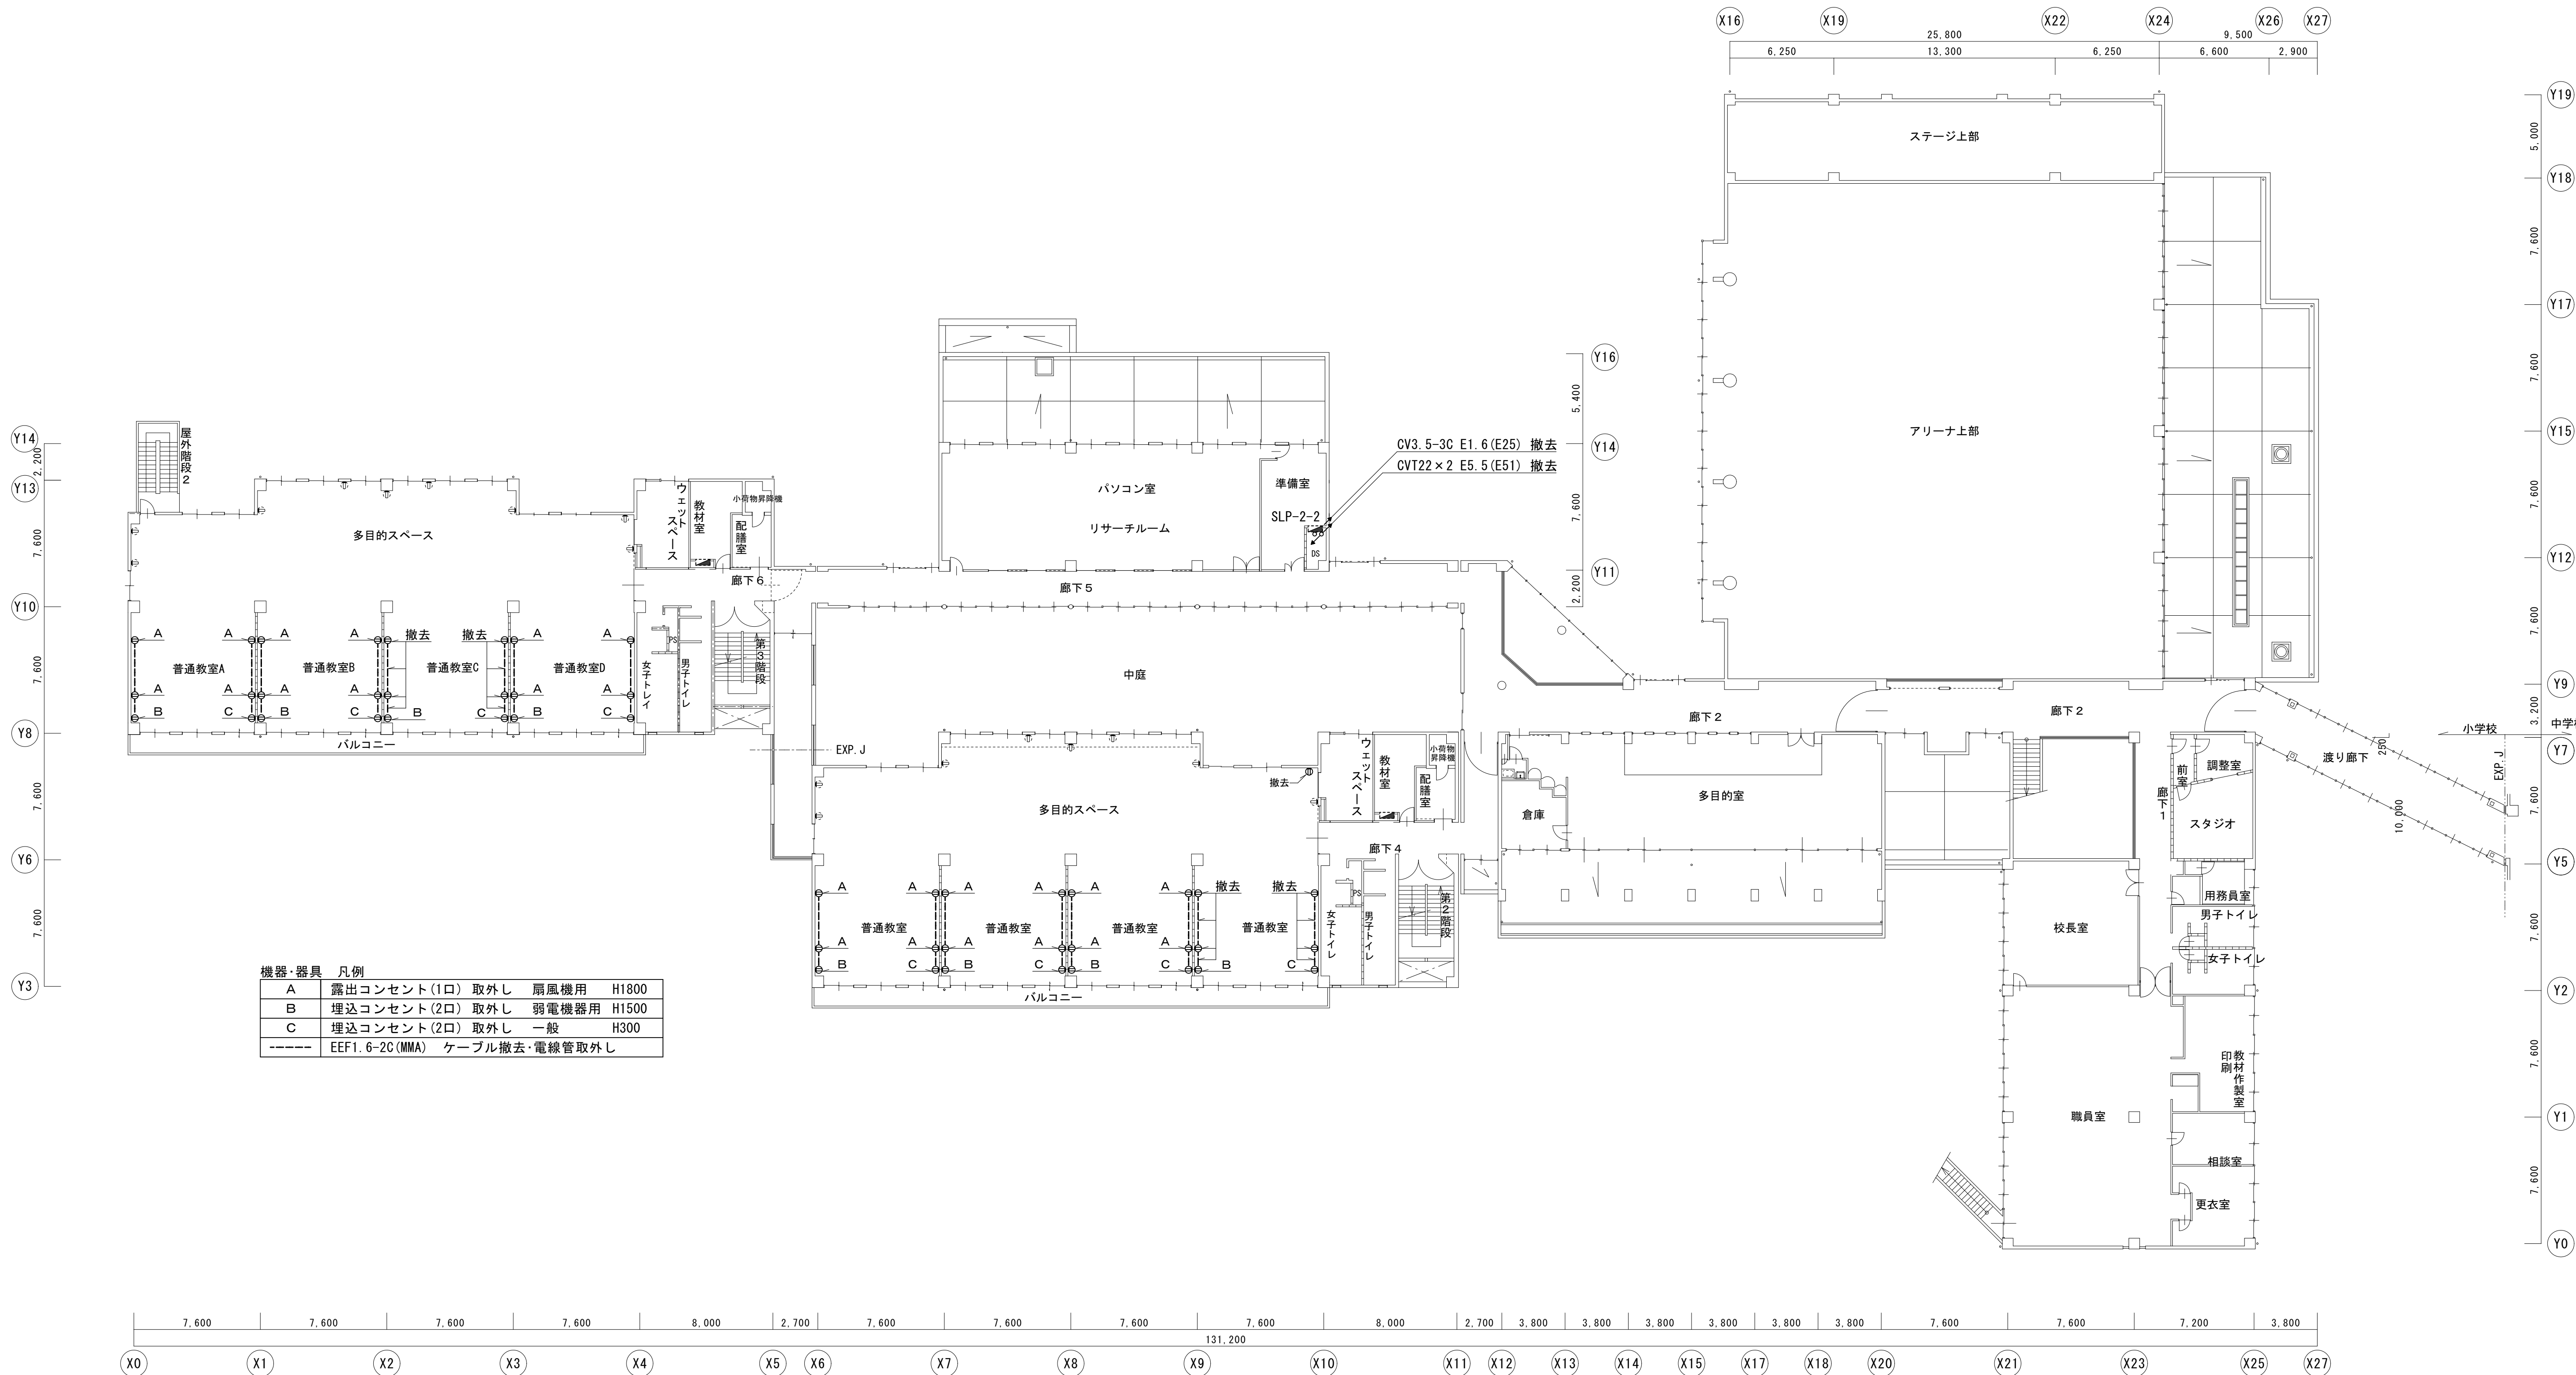

小学校 2 階平面図 1/200



一級建築士事務所 〈千葉県知事登録 第1-2101-3267号〉
株式会社 竹江設計事務所
TAKEE ARCHITECT OFFICE CORPORATION
千葉県鎌ヶ谷市西佐津間1-18-1 Tel 047(445)4064

・Drawn By Date
・Checked By Date
・Approved By Date

企画・設計者／Plan & Designer

一級建築士 第233297号
竹江 文章

設計認印

物件作品名／Title

【継】桜台小学校校舎改修工事及び桜台中学校校舎一部改修工事


図面種別／Drawing

コンセント・空調換気電源
小学校2階平面図（改修前）

縮尺／Scale
1/200 (A1)
1/400 (A3)

図面番号／No.

E-037

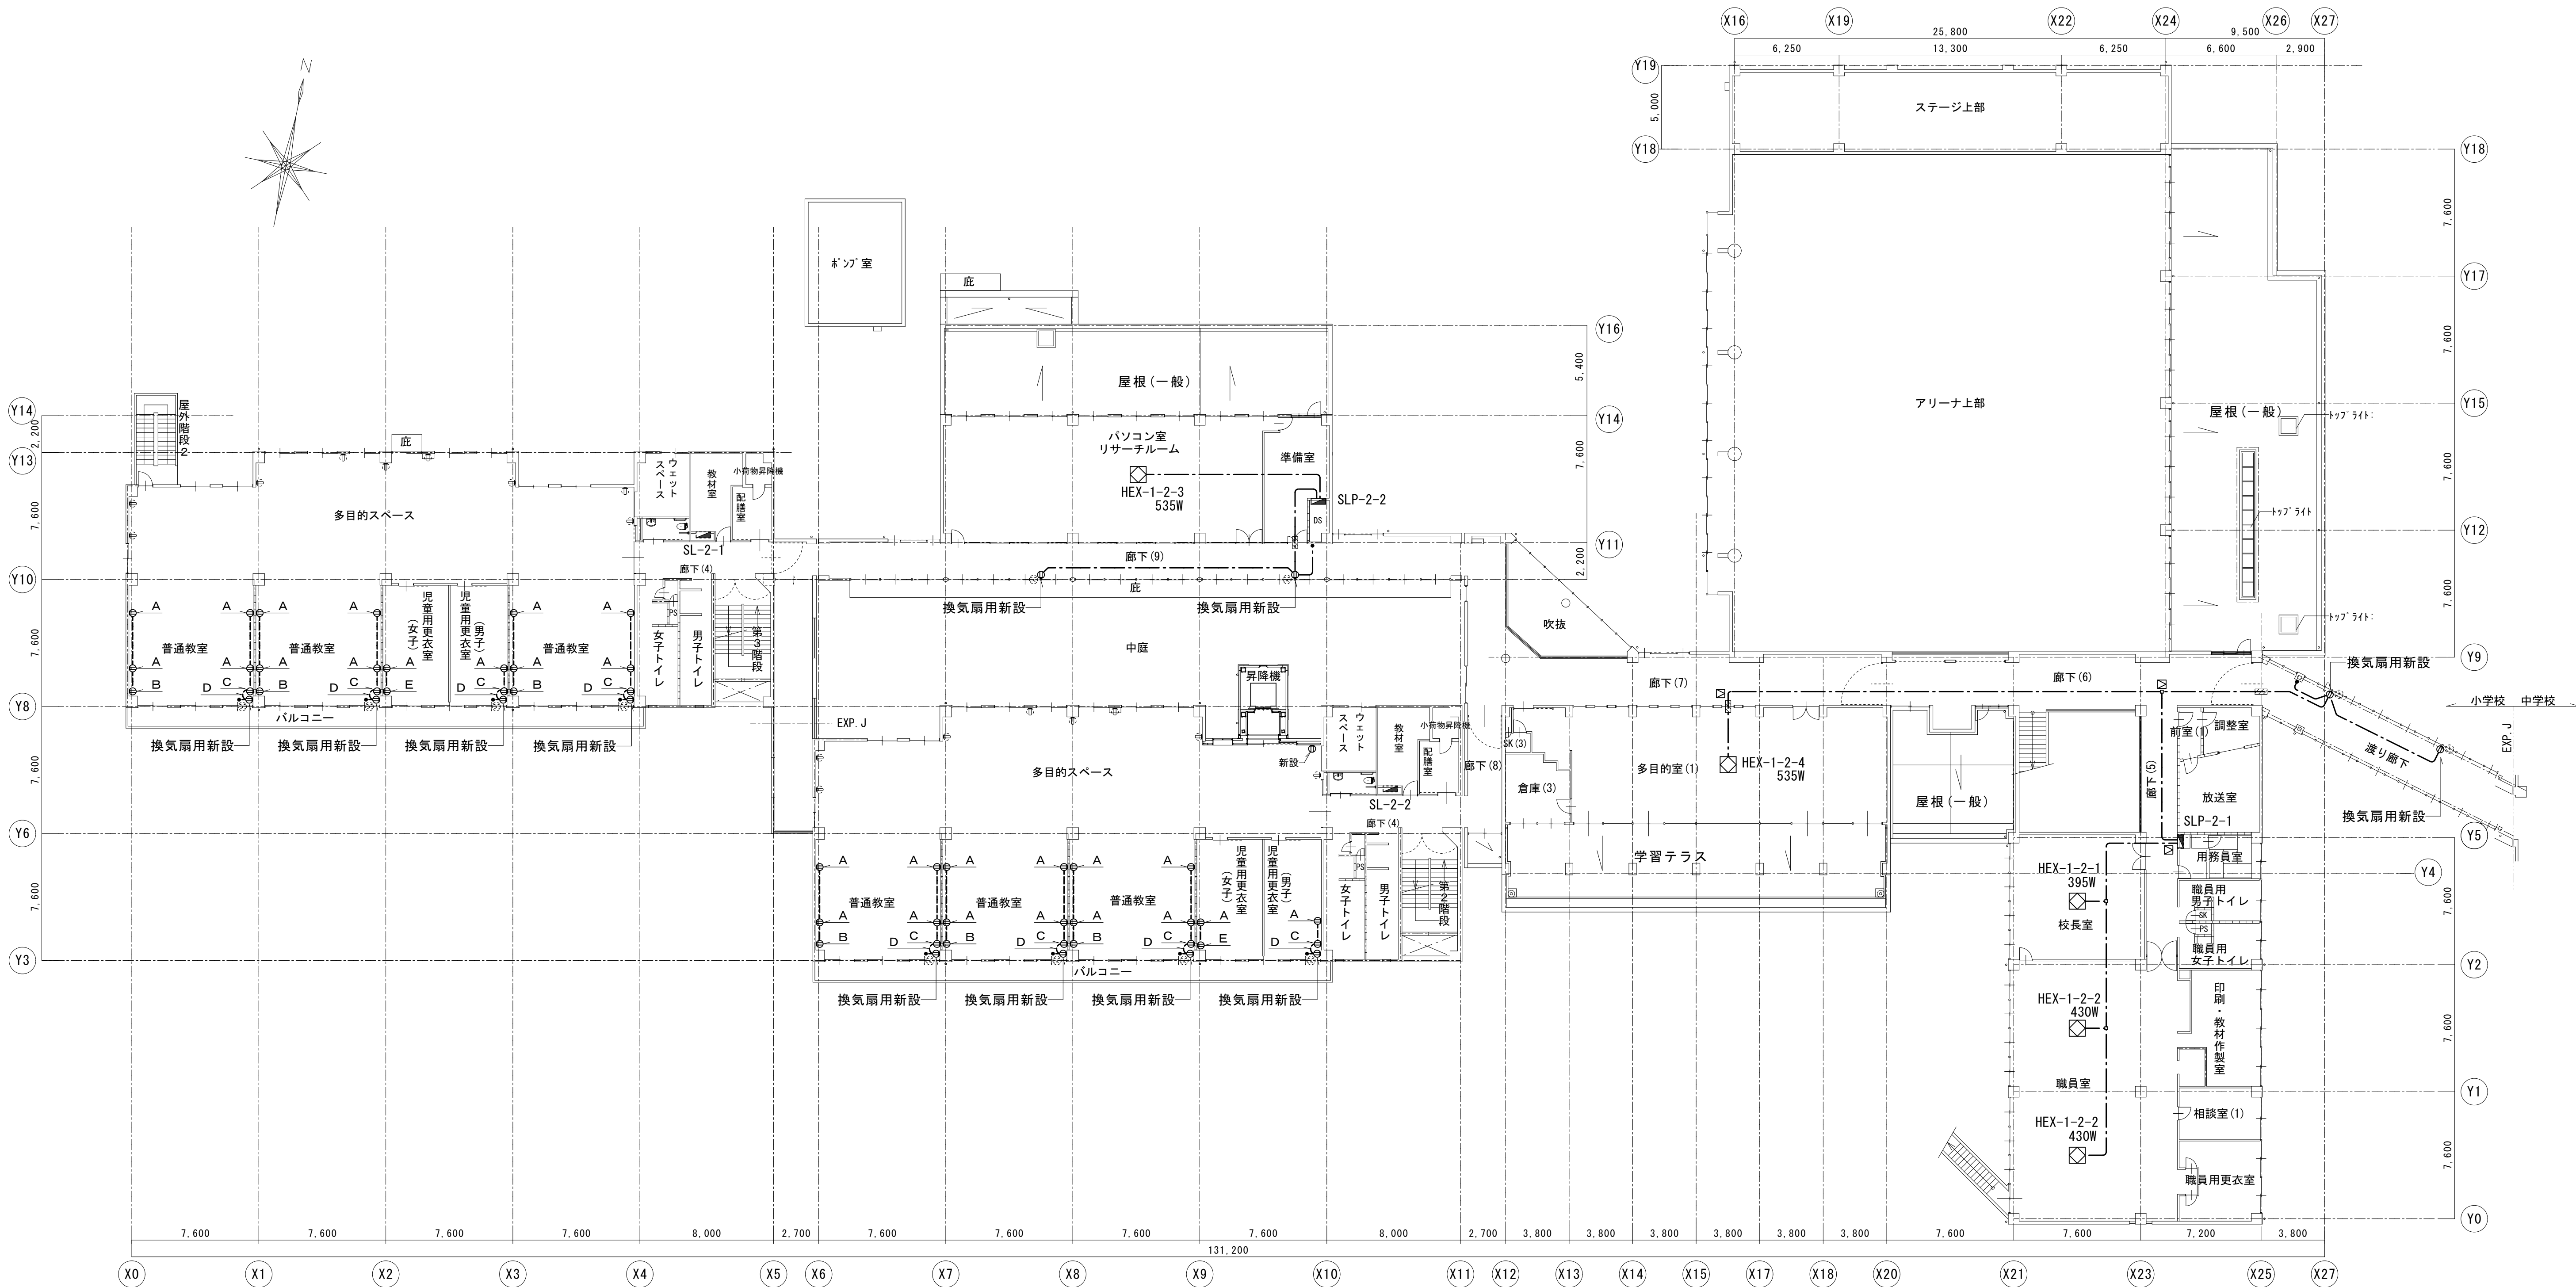

機器・器具 凡例

A	露出コンセント(1口) 再取付	扇風機用	H1800
B	埋込コンセント(2口) 再取付	弱電機器用	H1500
C	埋込コンセント(2口) 再取付	一般	H300
----	EM-EEF1.6-2C(MMA)	ケーブル新設・電線管再取付	

E：撤去コンセントBより電源を分岐しGL+300に露出コンセントを新設する(2口 MMA)

小学校2階平面図 1/200

機器・器具 凡例

⊙2ET	壁付コンセント(接地極・接地端子付 2口)
⊙ET	壁付コンセント(接地端子付 1口)
⊙	壁付コンセント(1口)
•	タンブラスイッチ 1P15A×1 24Hスイッチ
☒	天井点検口(建築工事)

防火区画貫通処理(国土交通大臣認定工法による)

配管・配線 凡例

----	隠蔽(天井内)埋込み配管配線
----	隠蔽(天井内)コログシ配線
----	露出配管配線

特記無き配管配線は下記による

----	EM-EEF1.6-2C	(PF16) (MMA)
2.0	EM-EEF2.0-3C(1C=E)	(PF22) (MMA)

壁内配線はPF管にて保護する
露出配管配線は金属管(MMA)にて保護する
分電盤より最初の器具又はボックスまでは2.0とする



一級建築士事務所 〈千葉県知事登録 第1-2101-3267号〉
株式会社 竹江設計事務所
TAKEE ARCHITECT OFFICE CORPORATION
千葉県鎌ヶ谷市西佐津間1-18-1 Tel 047(445)4064

_____	_____
_____	_____
_____	_____

・Drawn By _____ Date _____
・Checked By _____ Date _____
・Approved By _____ Date _____

企画・設計者/Plan & Designer

設計認印

物件作品名/Title

一級建築士 第233297号

竹江 文章

【継】桜台小学校校舎改修工事及び桜台中学校校舎一部改修工事

図面種別/Drawing


コンセント・空調換気電源
小学校2階平面図 (改修後)

縮尺/Scale
1/200 (A1)
1/400 (A3)

図面番号/No.

E-038

E：撤去コンセントBより電源を分岐しGL+300に露出コンセントを新設する(MMA)

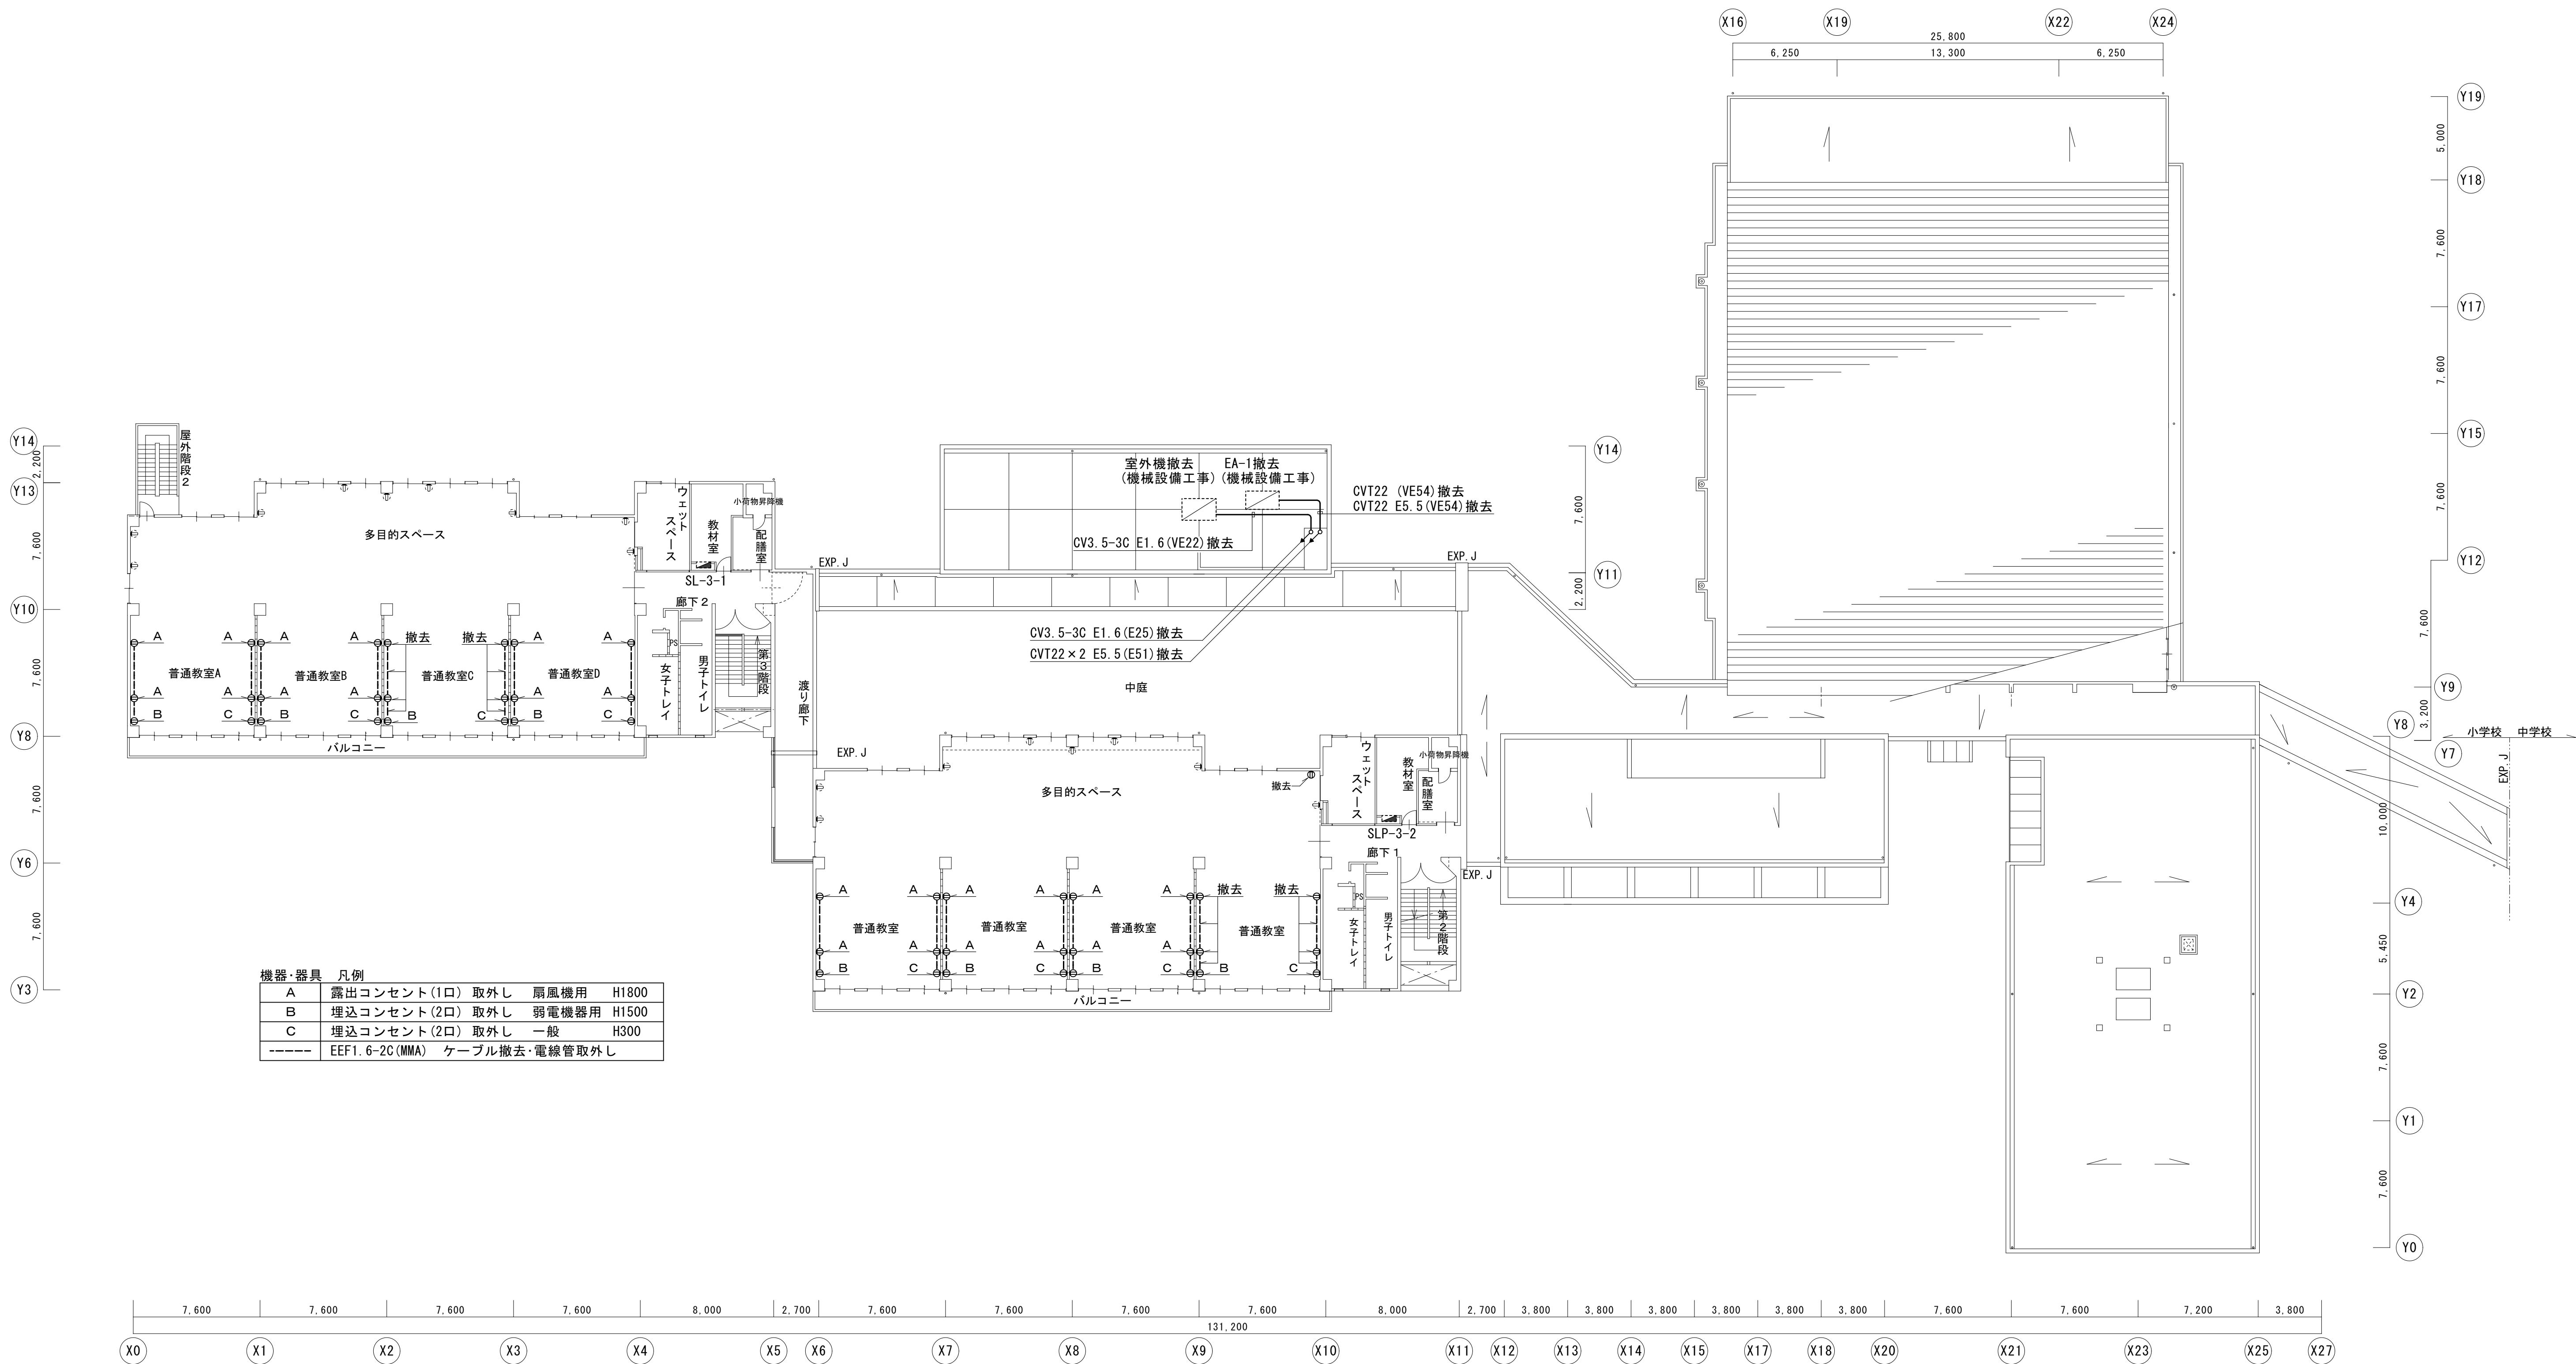

小学校3階平面図 1/200



一級建築士事務所 〈千葉県知事登録 第1-2101-3267号〉
株式会社 竹江設計事務所
TAKEE ARCHITECT OFFICE CORPORATION
千葉県鎌ケ谷市西佐津間1-18-1 Tel 047(445)4064

・Drawn By	Date
・Checked By	Date
・Approved By	Date

企画・設計者/Plan & Designer
一級建築士 第233297号
竹江 文章

設計認印

物件作品名/Title

【継】桜台小学校校舎改修工事及び桜台中学校校舎一部改修工事


図面種別/Drawing

コンセント・空調換気電源
小学校3階平面図 (改修前)

縮尺/Scale
1/200 (A1)
1/400 (A3)

図面番号/No.

E-039

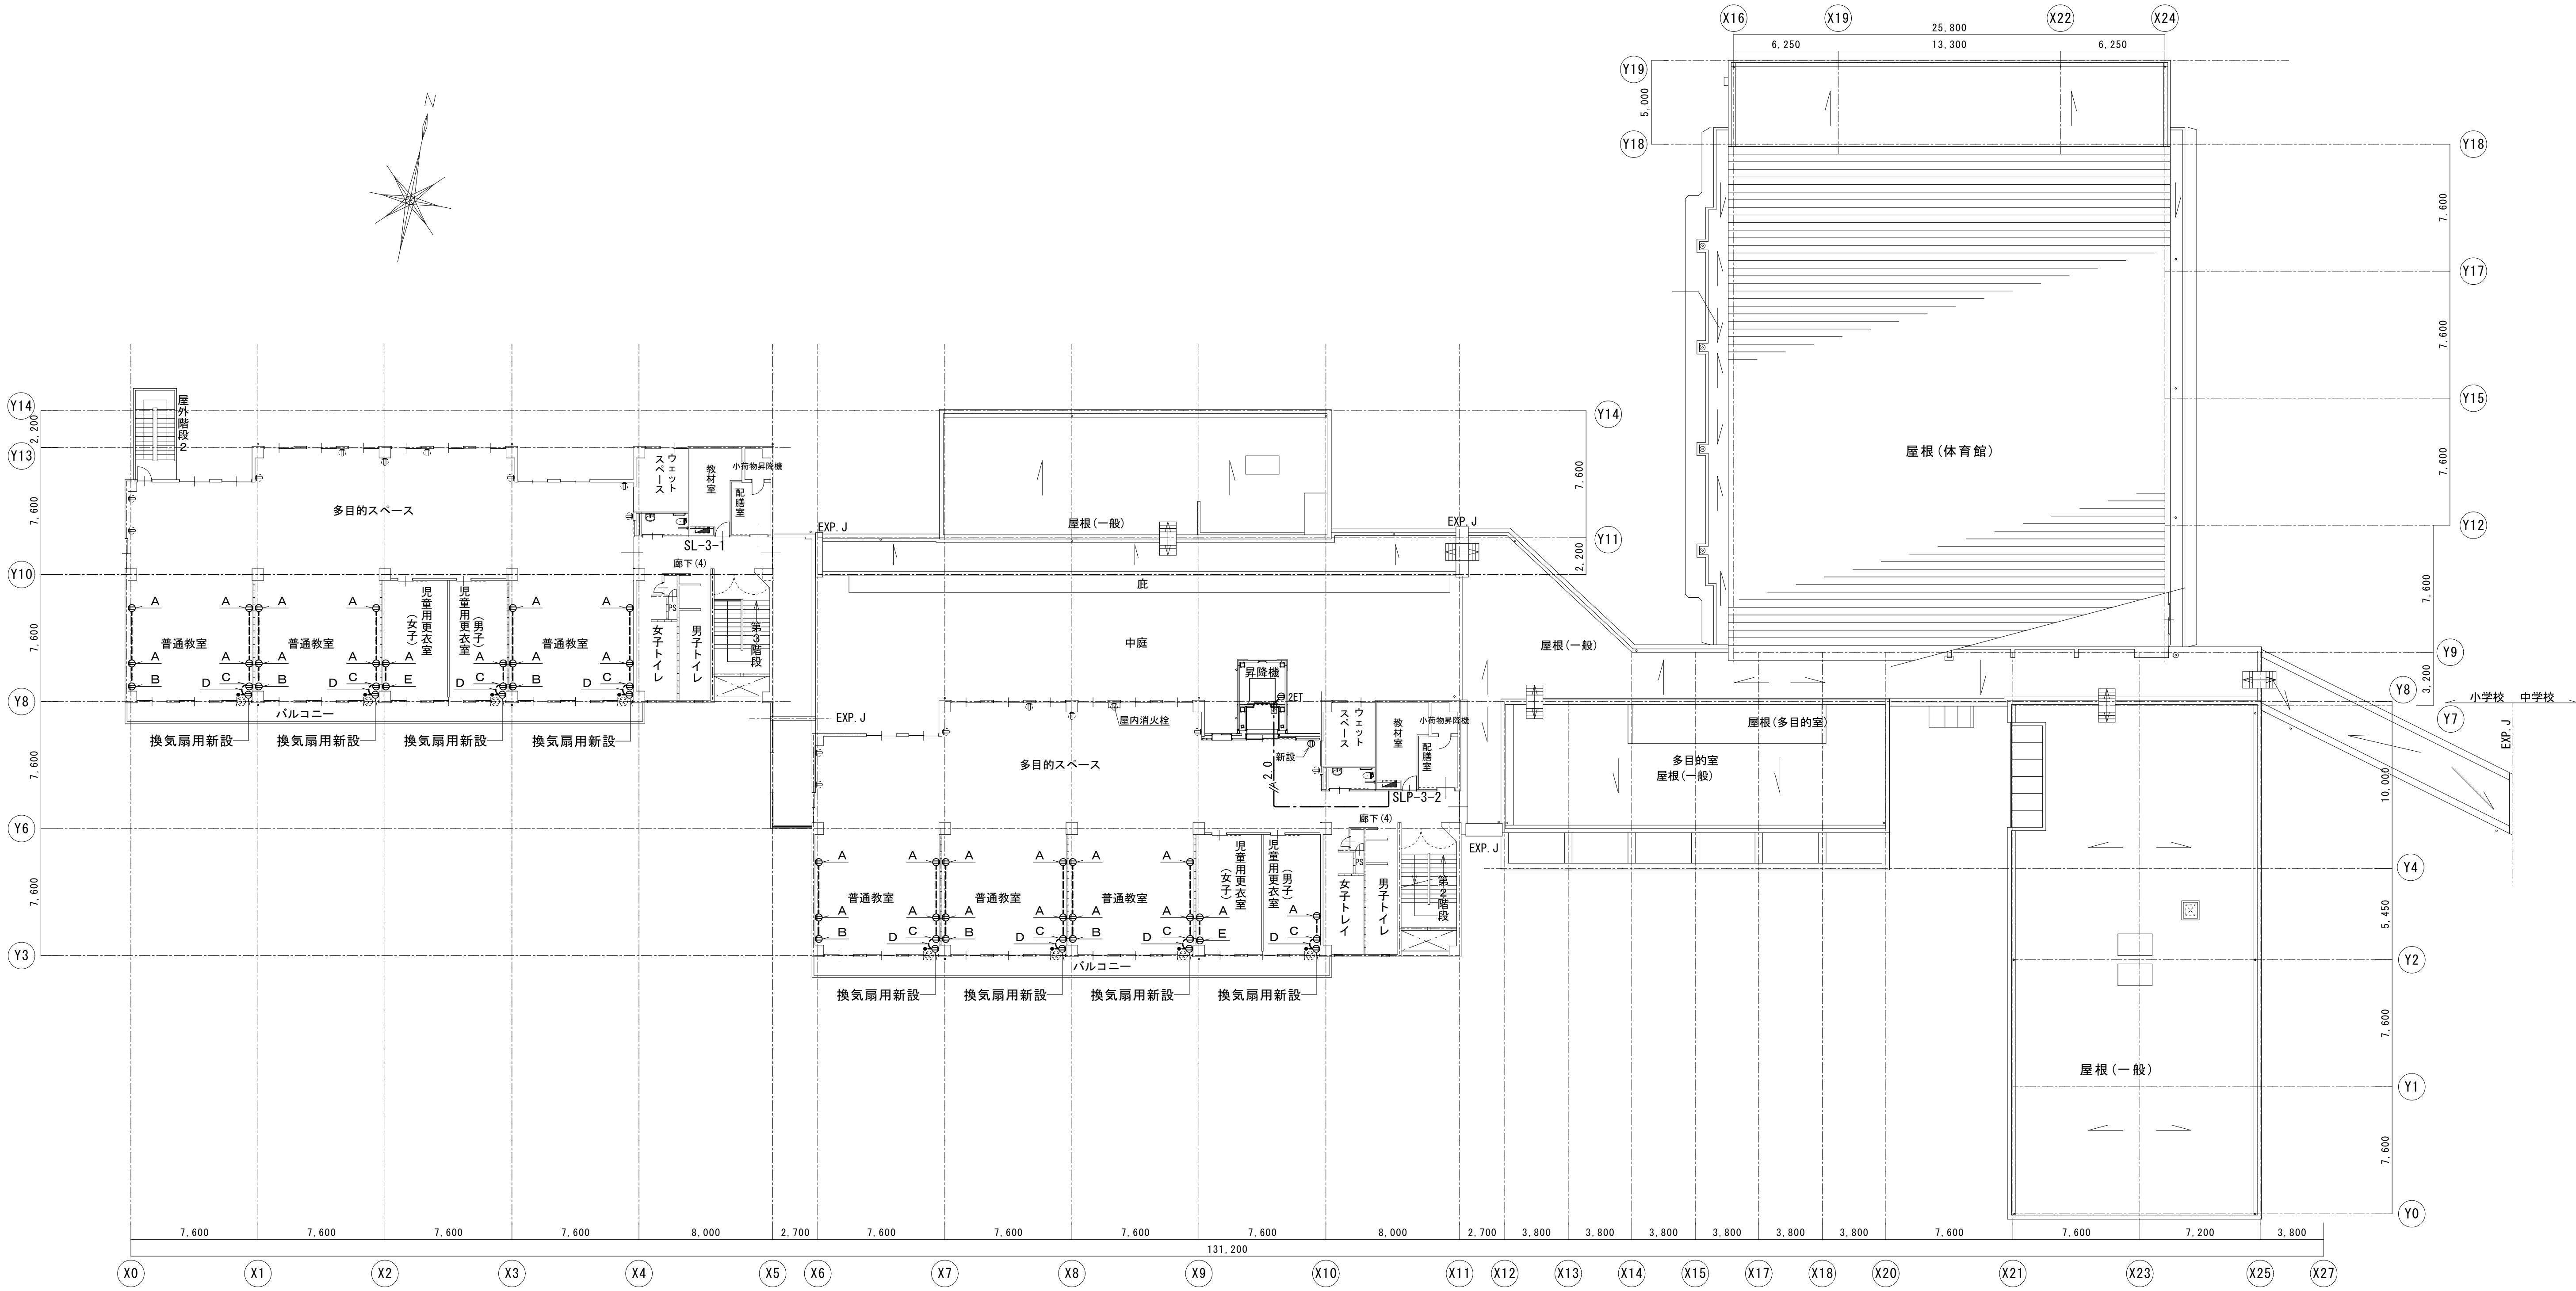

機器・器具 凡例

A	露出コンセント(1口) 再取付	扇風機用	H1800
B	埋込コンセント(2口) 再取付	弱電機器用	H1500
C	埋込コンセント(2口) 再取付	一般	H300
----	EM-EEF1.6-2C(MMA)	ケーブル新設・電線管再取付	

E：撤去コンセントBより電源を分岐しGL+300に露出コンセントを新設する(2口 MMA)

小学校3階平面図 1/200

機器・器具 凡例

⊖2ET	壁付コンセント(接地極・接地端子付 2口)
⊖ET	壁付コンセント(接地端子付 1口)
⊖	壁付コンセント(1口)
•	タンブラスイッチ 1P15A×1 24Hスイッチ
☐	天井点検口(建築工事)

防火区画貫通処理(国土交通大臣認定工法による)

配管・配線 凡例

----	隠蔽(天井内)埋込み配管配線
-----	隠蔽(天井内)コログシ配線
-----	露出配管配線

特記無き配管配線は下記による

----	EM-EEF1.6-2C	(PF16) (MMA)
2.0	EM-EEF2.0-3C(10=E)	(PF22) (MMA)

壁内配線はPF管にて保護する
露出配管配線は金属管(MMA)にて保護する
分電盤より最初の器具又はボックスまでは2.0とする



一級建築士事務所 〈千葉県知事登録 第1-2101-3267号〉
株式会社 竹江設計事務所
TAKEE ARCHITECT OFFICE CORPORATION
千葉県鎌ヶ谷市西佐津間1-18-1 Tel 047(445)4064

・Drawn By _____ Date _____
・Checked By _____ Date _____
・Approved By _____ Date _____

企画・設計者/Plan & Designer
一級建築士 第233297号
竹江 文章

設計認印

物件作品名/Title

【継】桜台小学校校舎改修工事及び桜台中学校校舎一部改修工事


図面種別/Drawing

コンセント・空調換気電源
小学校3階平面図 (改修後)


縮尺/Scale
(A1) S=1/200
(A3) S=1/400

図面番号/No.

E-040

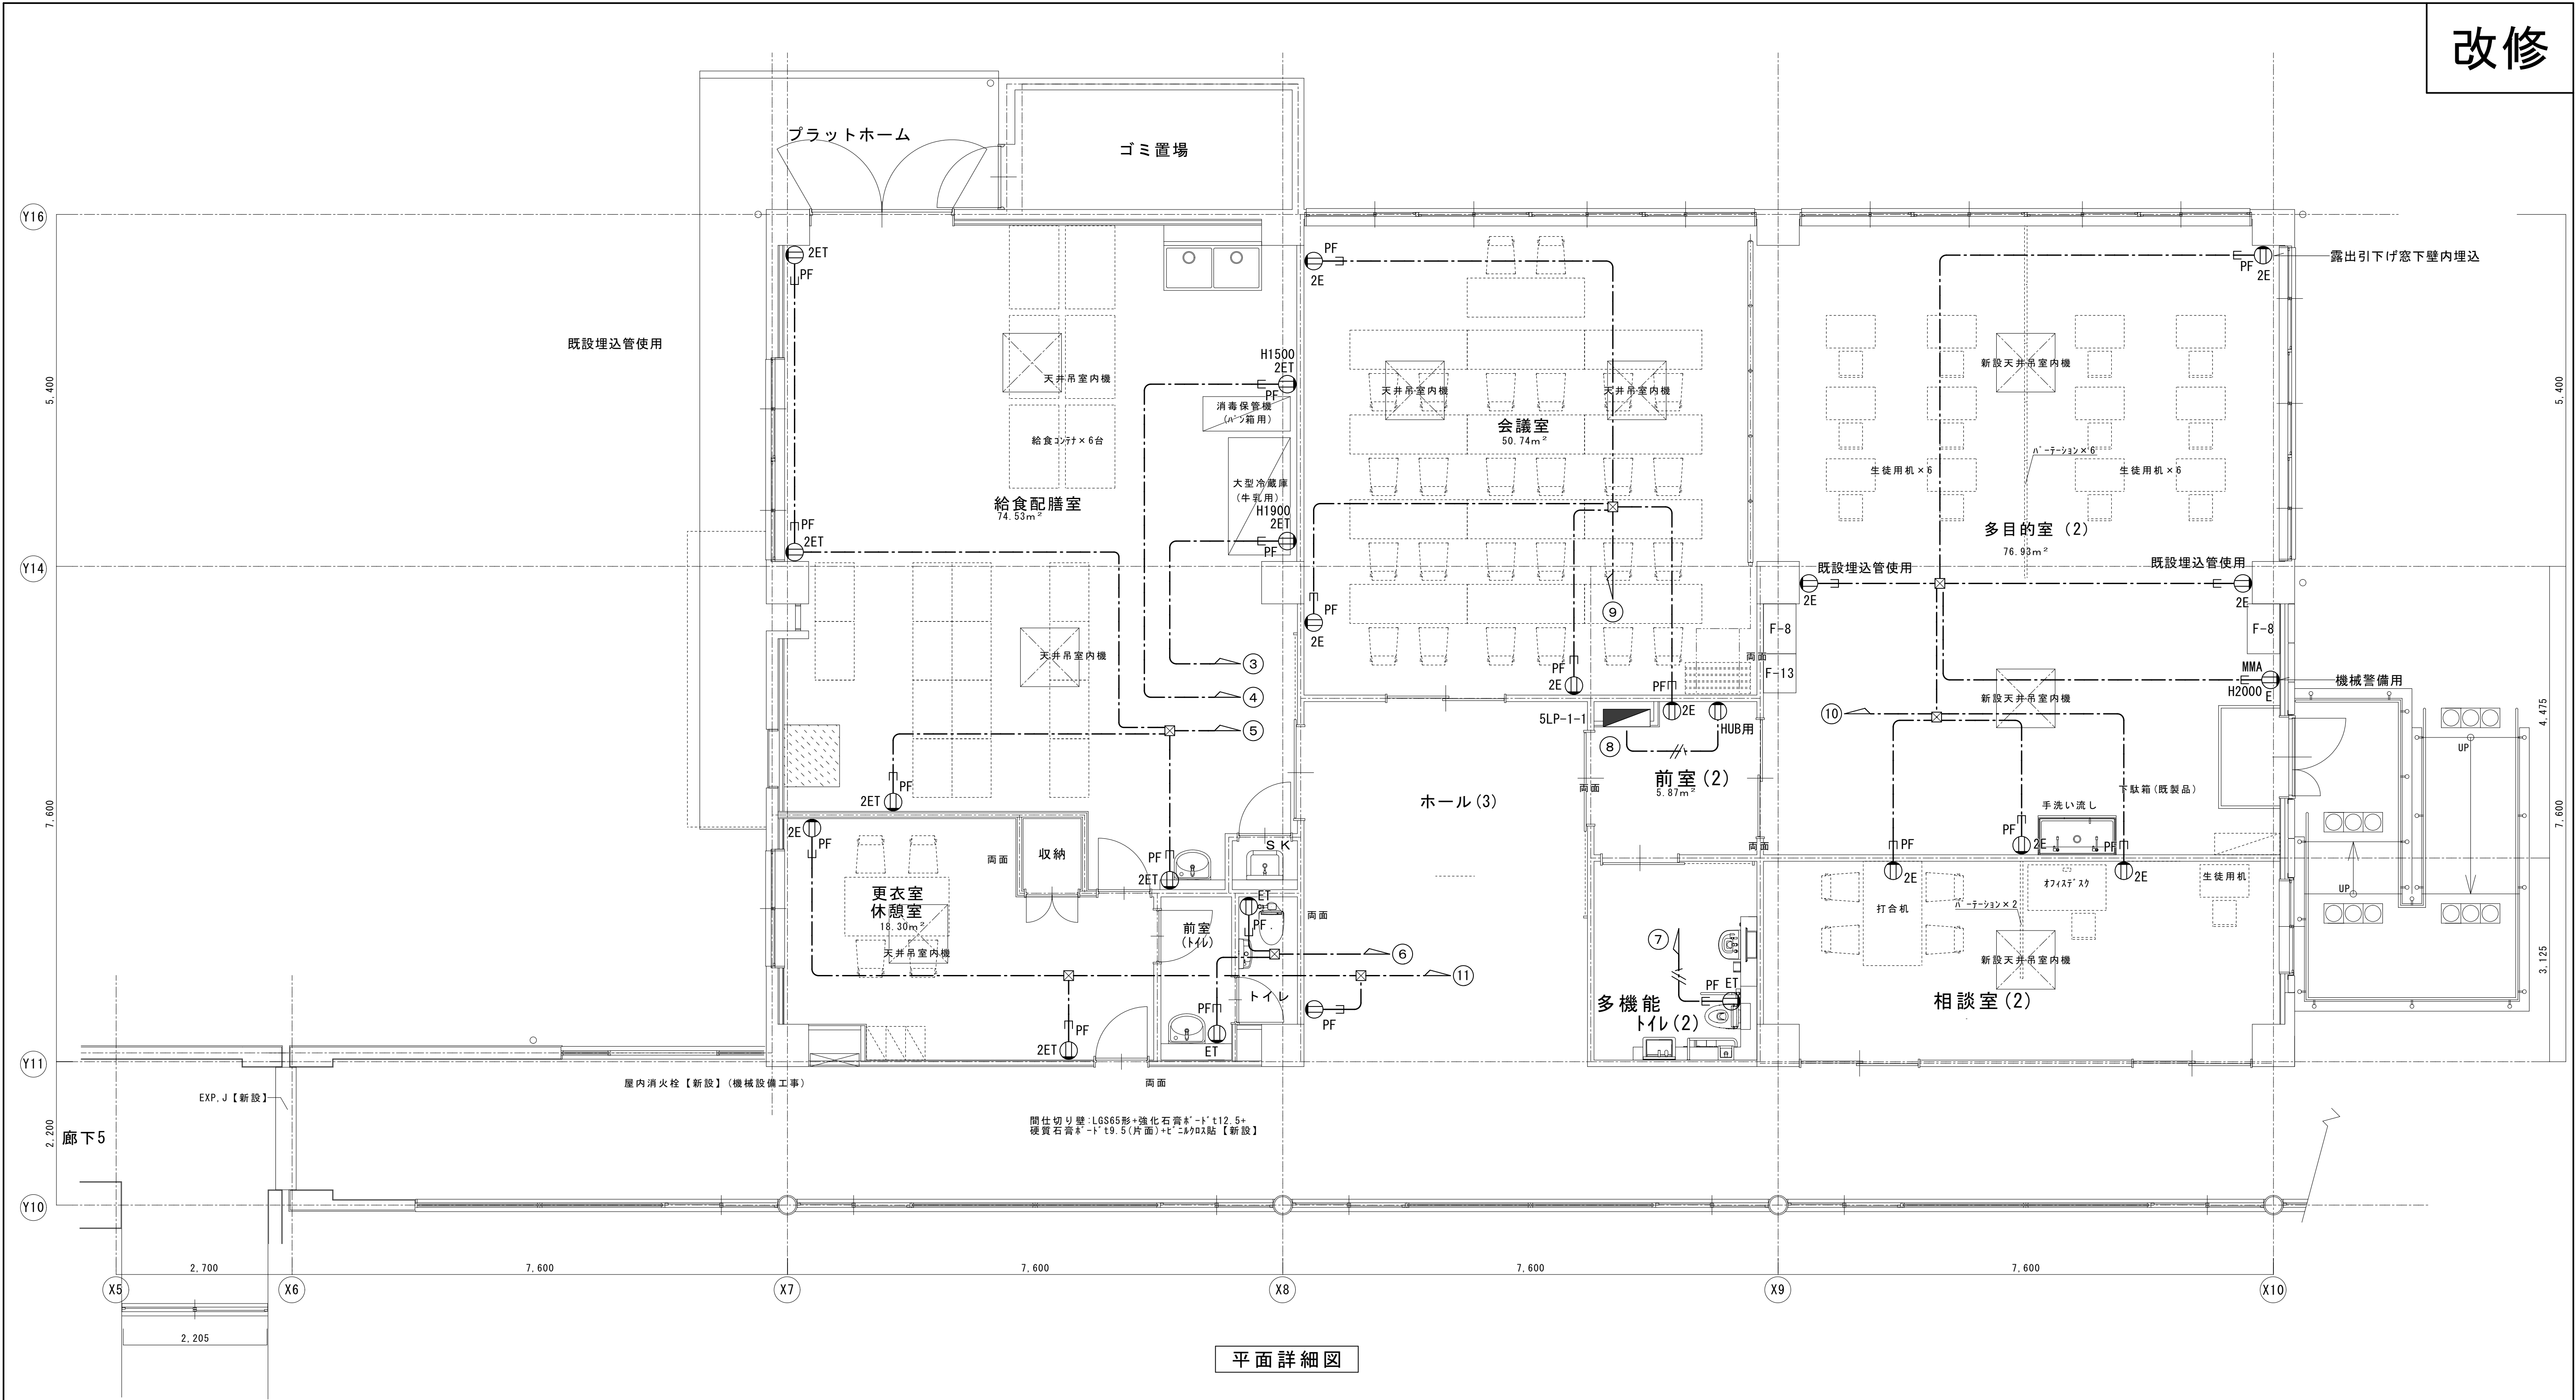

改修前

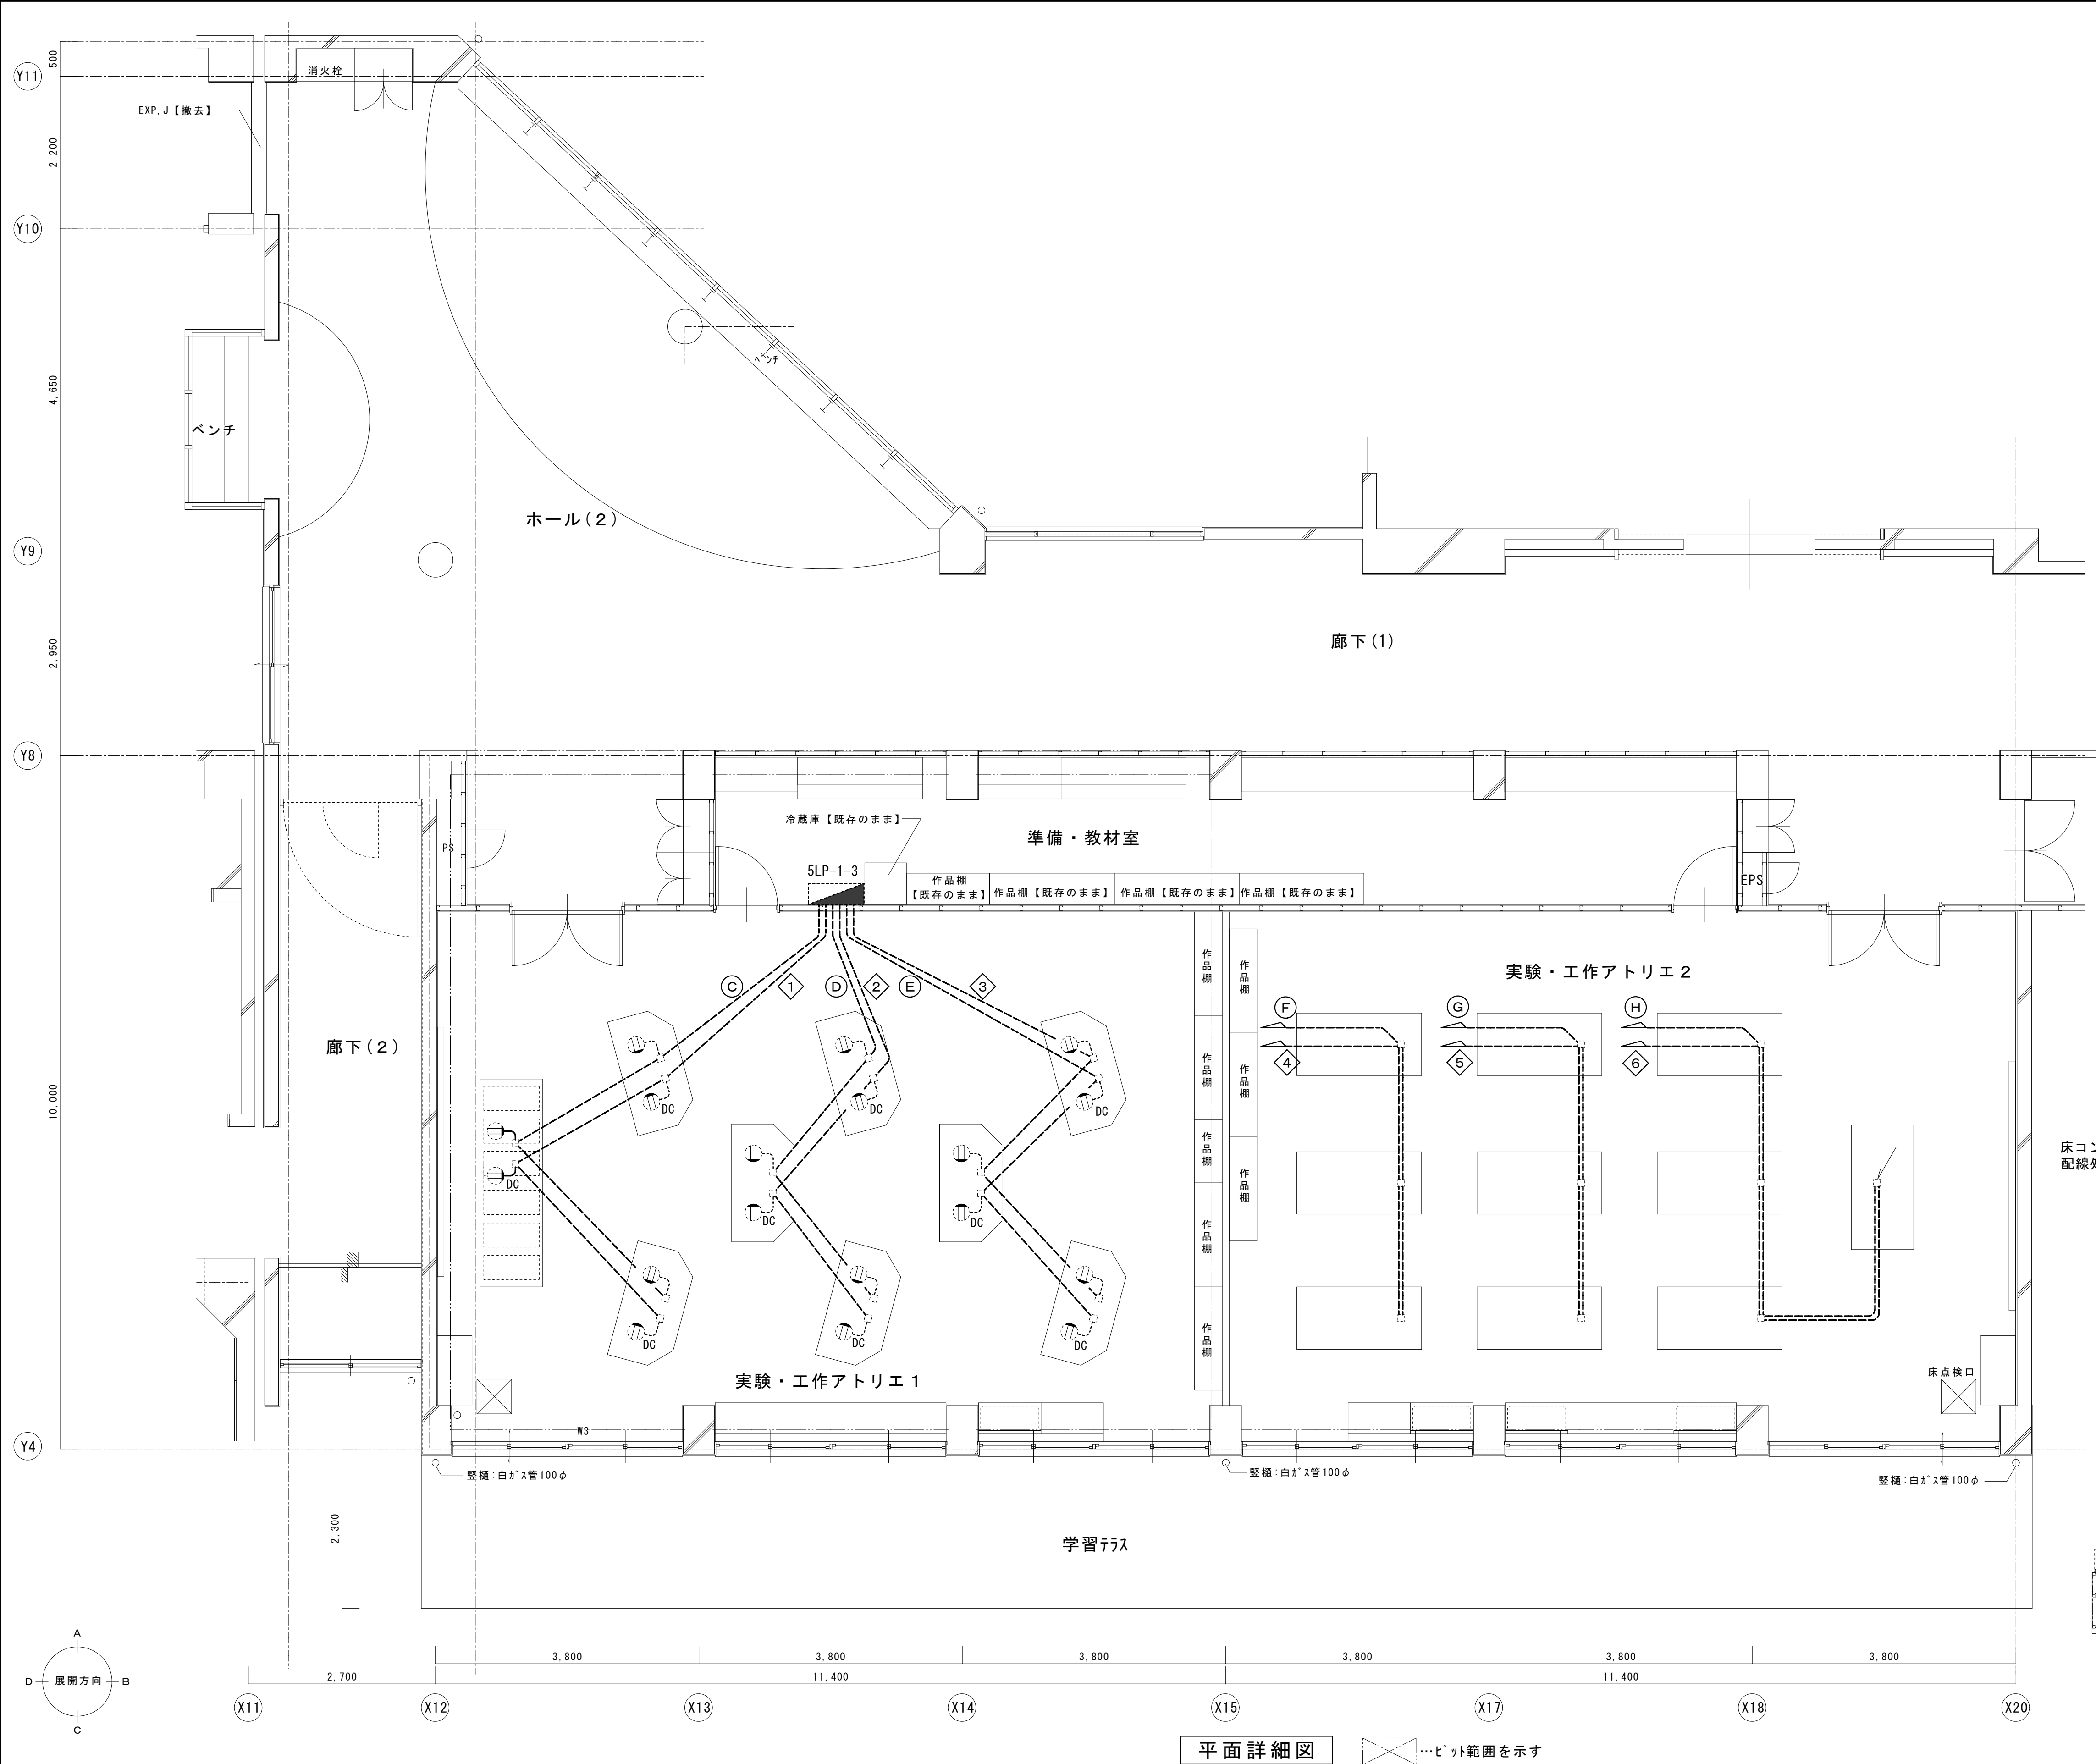


図示の配線を撤去する

特記無き新設配管・配線は下記による	
-----	床面埋込配管配線
-----	1V2.0×2(PF16) 電線のみ撤去、電線管残置
-----	実験台内部配線残置


機器凡例	
	2P15A×2 接地極付 実験台付属コンセント
	2P15A×2 接地極付 実験台付属直流電源コンセント
	床面埋込アウトレットボックス 既設のまま
	分電盤 作業台への電線切離し

床コンセント撤去(10か所)
配線処理後建築工事にて穴埋め処理

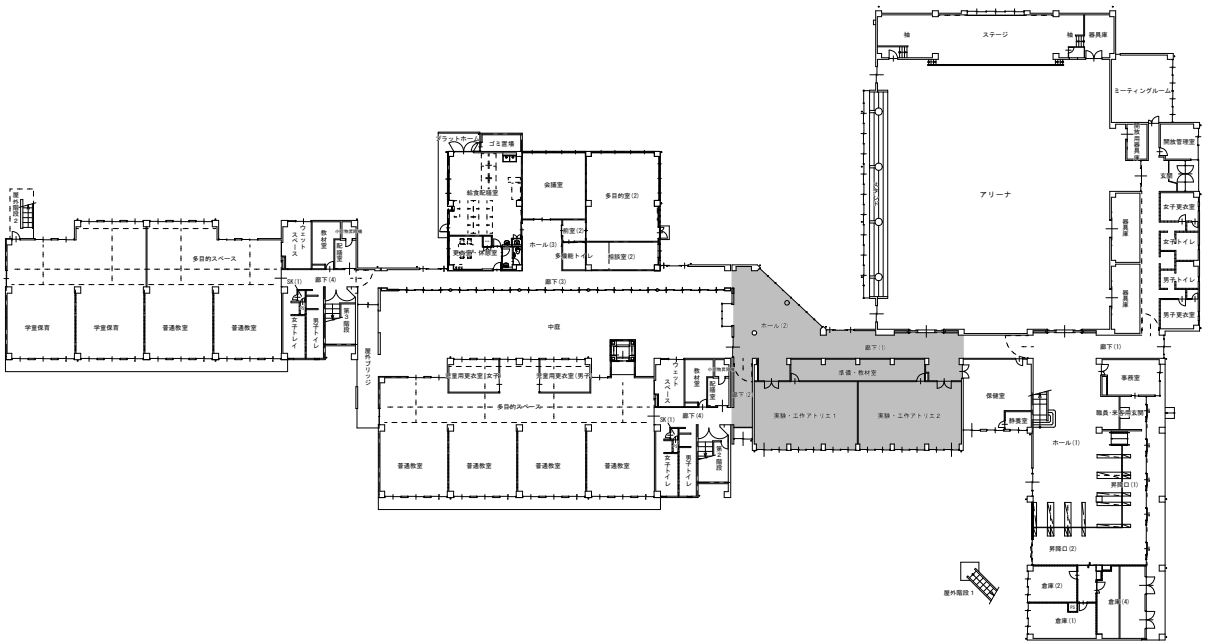

平面詳細図


…ピット範囲を示す

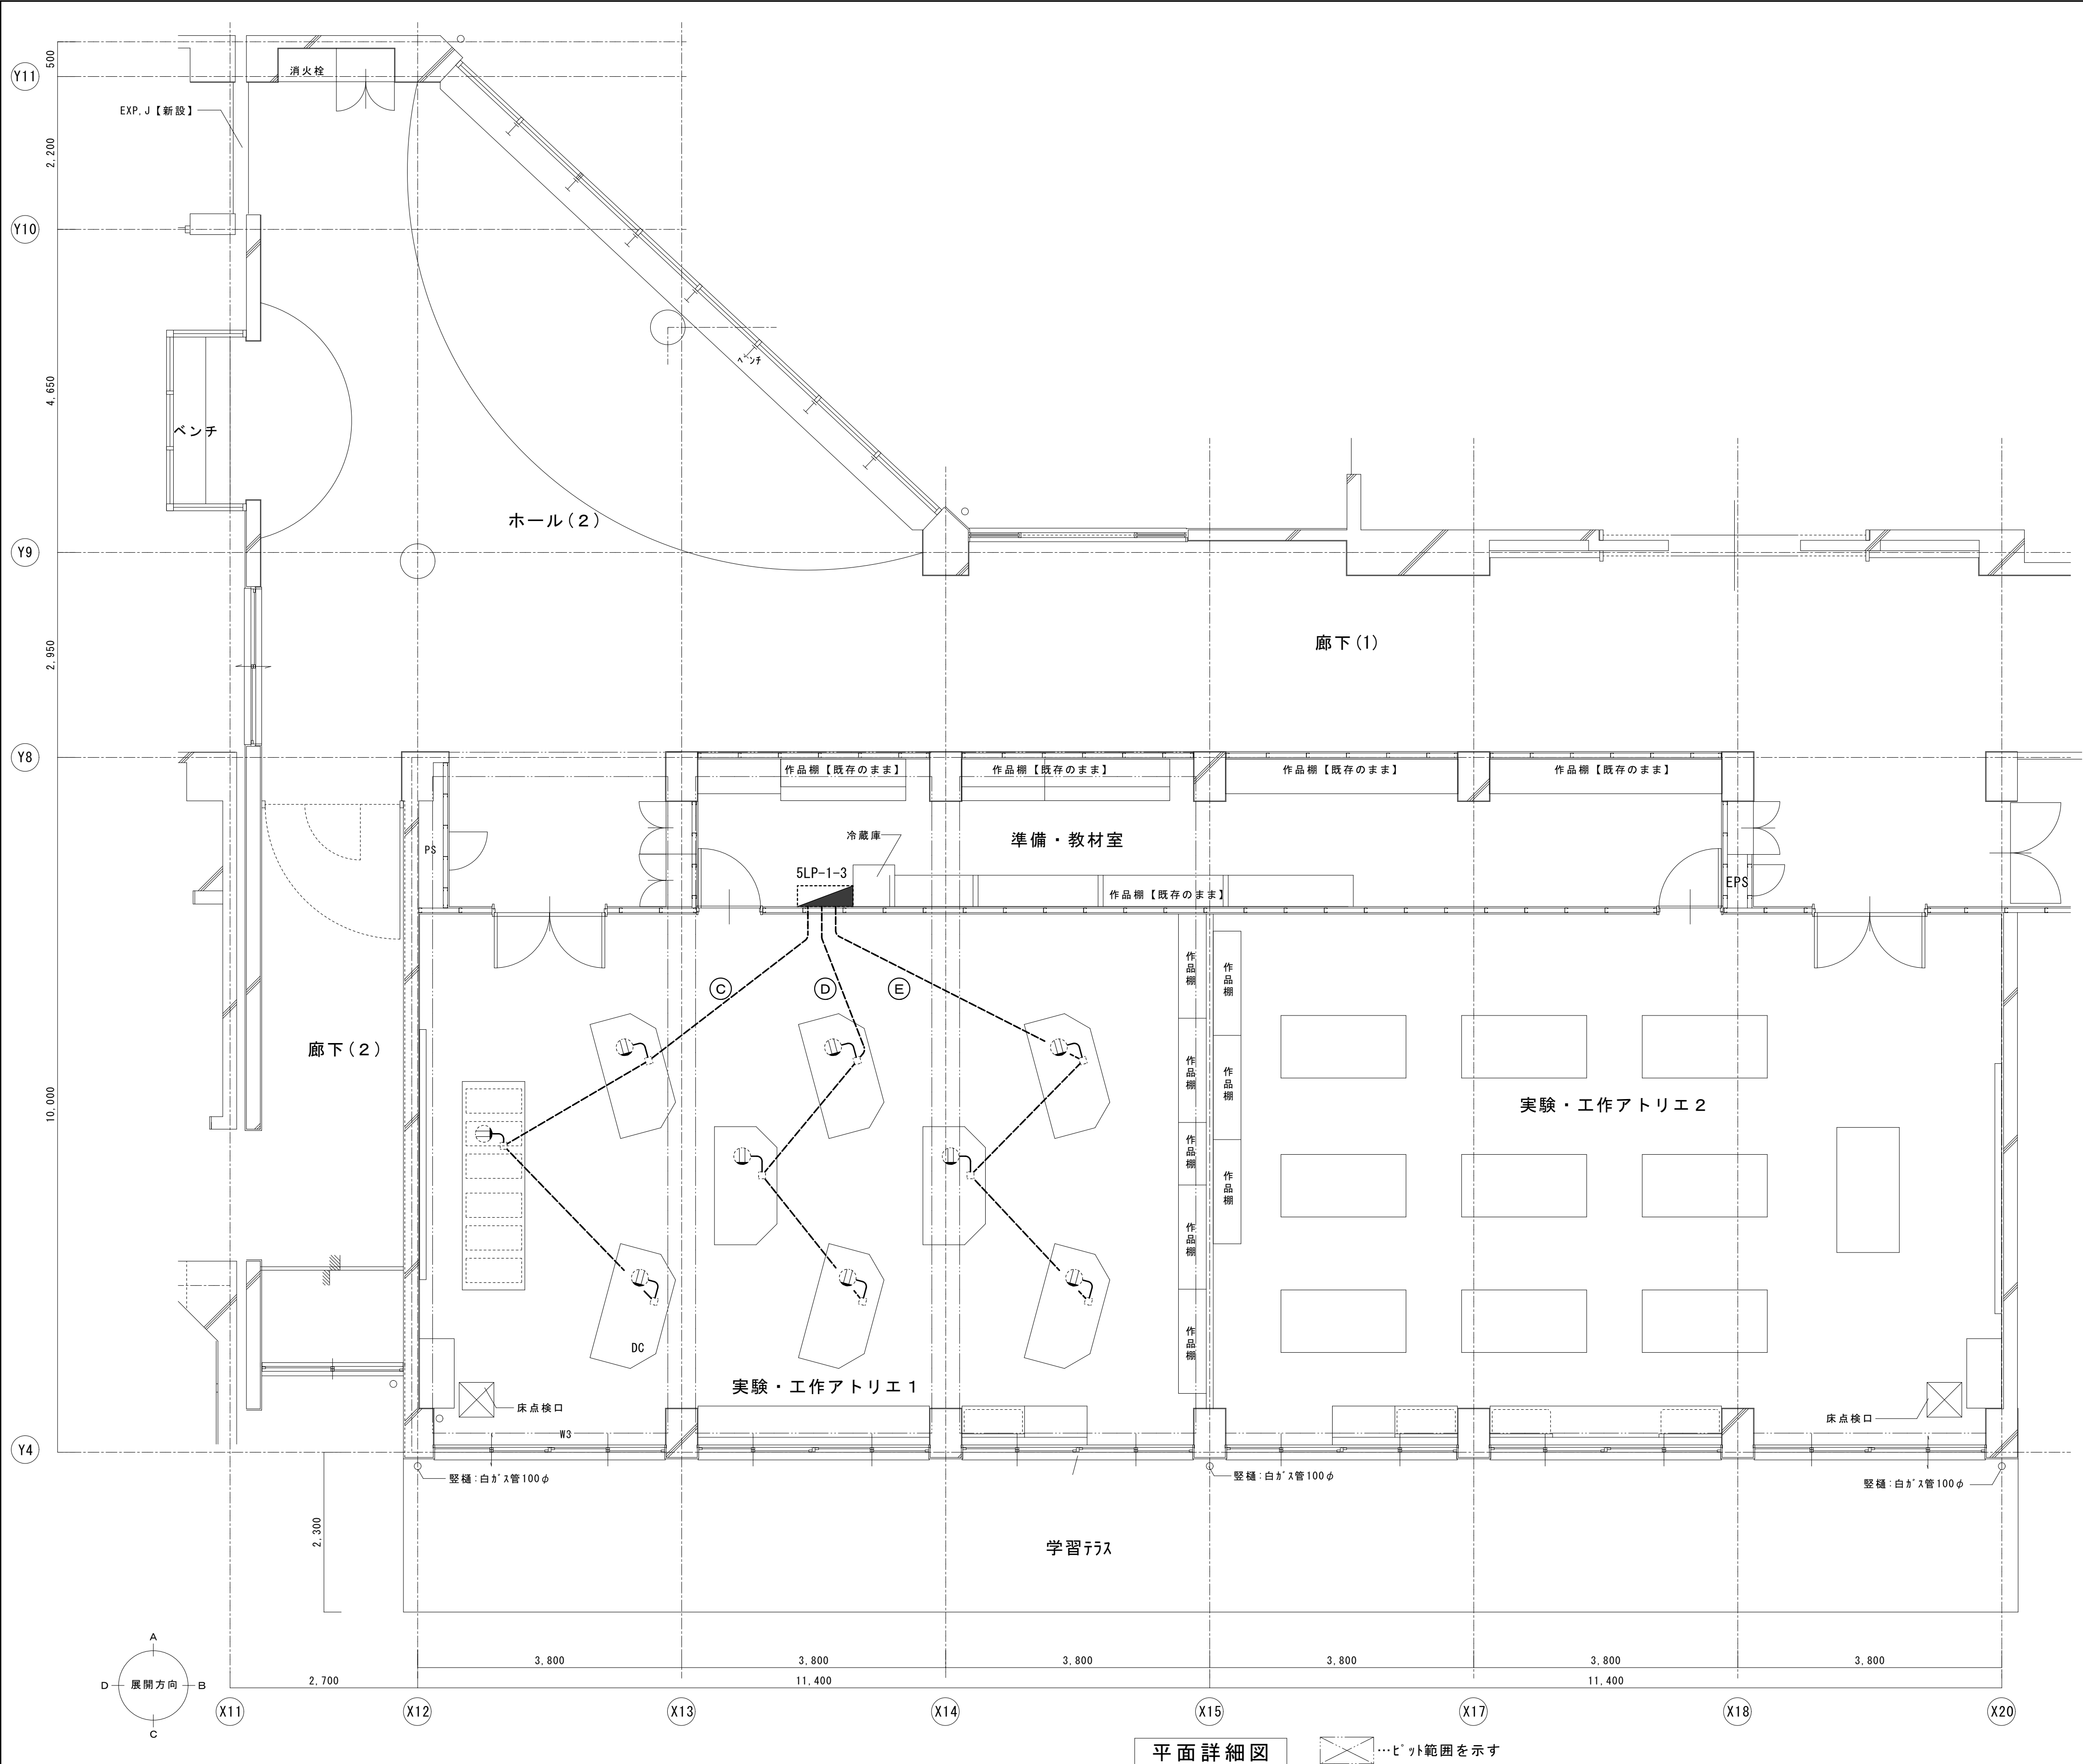

図示の配線を新設する

特記無き新設配管・配線は下記による	
-----	床面埋込配管配線
-----	EM-IE2.0×2 E1.6 (PF16) 電線のみ新設、電線管再利用
=====	EM-EEF1.6-3C (1C=E) 実験台内部配線

機器凡例	
	2P15A×2 接地極付 実験台付属コンセント
	床面埋込アウトレットボックス 既設再利用
	分電盤 作業台への電線接続

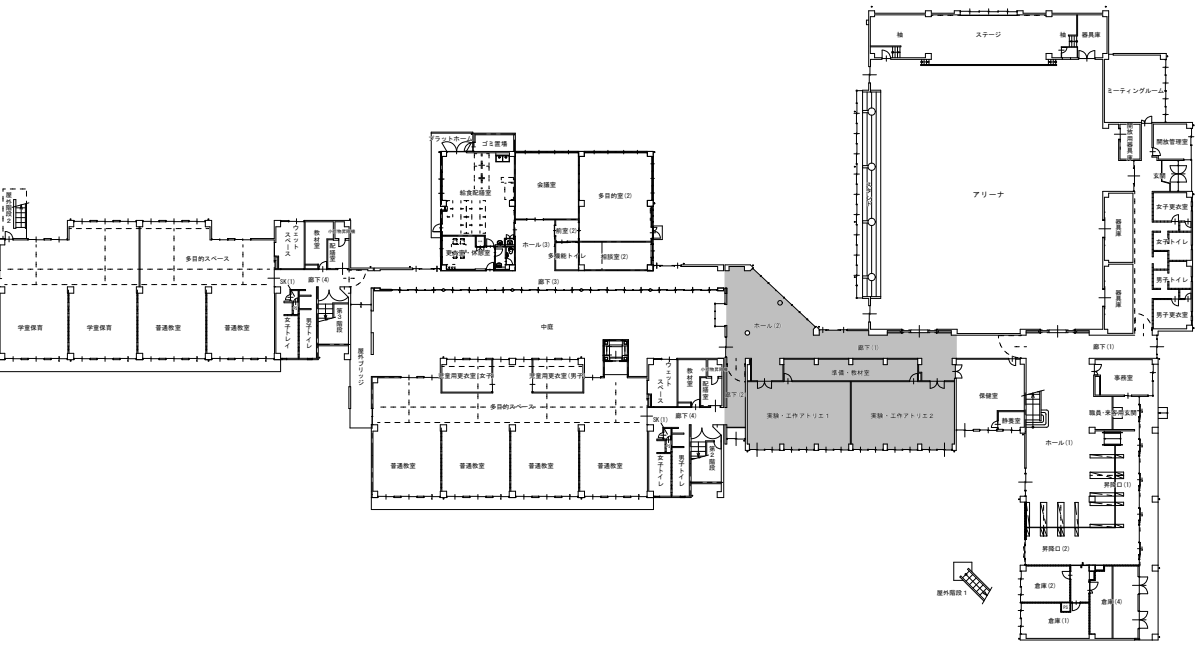


平面詳細図

…ビット範囲を示す

縮尺／Scale
(A1) S=1/50
(A3) S=1/100

㊦	電話用アウトレット(床用)6極2芯2口	機器のみ撤去
㊧	電話用アウトレット(壁付)6極2芯1口	機器のみ撤去
㊨	インターホン親機	機器・配線共撤去
㊩	インターホン子機	機器・配線共撤去

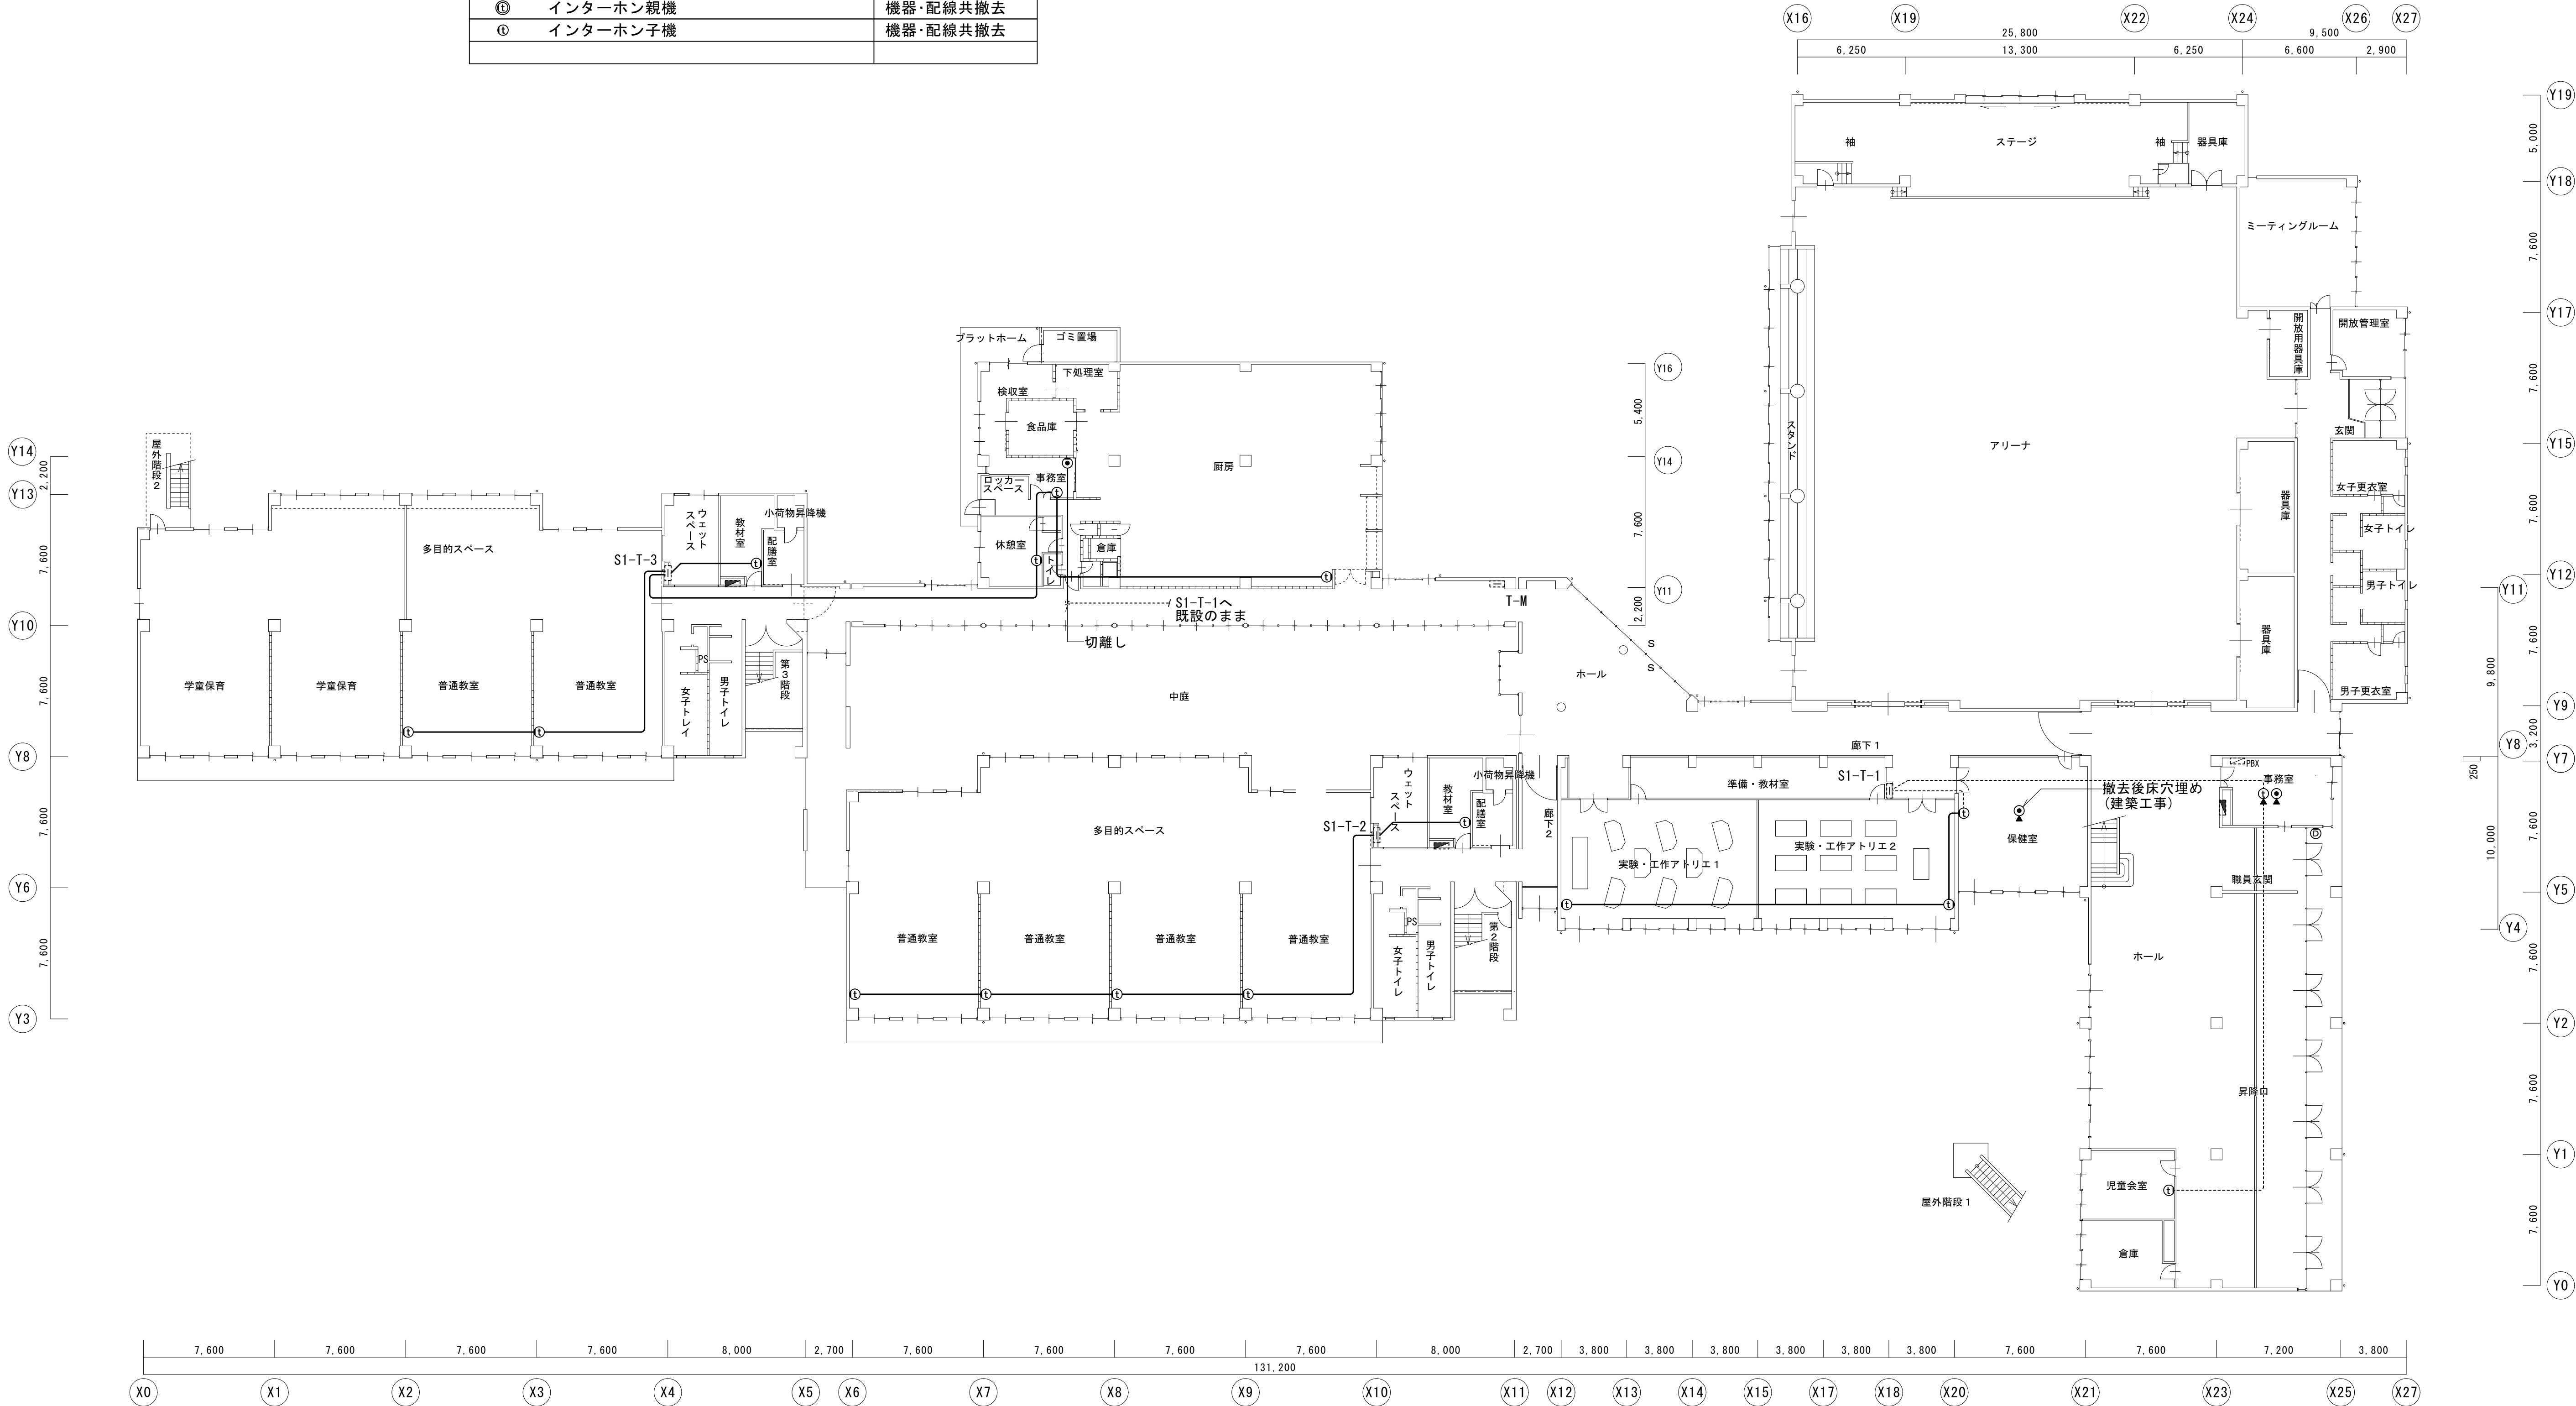

小学校 1 階平面図 1/200



一級建築士事務所 〈千葉県知事登録 第1-2101-3267号〉
株式会社 竹江設計事務所
TAKEE ARCHITECT OFFICE CORPORATION
千葉県鎌ヶ谷市西佐津間1-18-1 Tel 047(445)4064

_____	_____
_____	_____
_____	_____

・Drawn By	Date
・Checked By	Date
・Approved By	Date

企画・設計者／Plan & Designer
一級建築士 第233297号
竹江 文章

設計認印

物件作品名／Title

【継】桜台小学校校舎改修工事及び桜台中学校校舎一部改修工事

図面種別／Drawing

電話・インターホン設備
小学校1階平面図 (改修前)

縮尺／Scale
(A1) S=1/200
(A3) S=1/400


図面番号／No.

E-044

☑	電話用アウトレット (0Aフロア用) 6極2芯2口	機器・配線とも新設
📍	電話用アウトレット (床用) 6極2芯2口	新設
⦿	電話用アウトレット (壁付) 6極2芯1口	新設
①	電話機	新設
①R1	ワイヤレス電話親機	新設
①R2	ワイヤレス電話子機	新設
①	インターホン親機 (モニター付き)	新設
①	インターホン子機	新設
📹	ドアホン (カメラ付き)	新設
🔌	建具組込み電気錠 (建築工事)	新設
🚪	壁貫通	
🚧	区画貫通処理	

普通教室のインターホンは柱面に設置する

--- 5P ---	EM-AE0. 9-5P

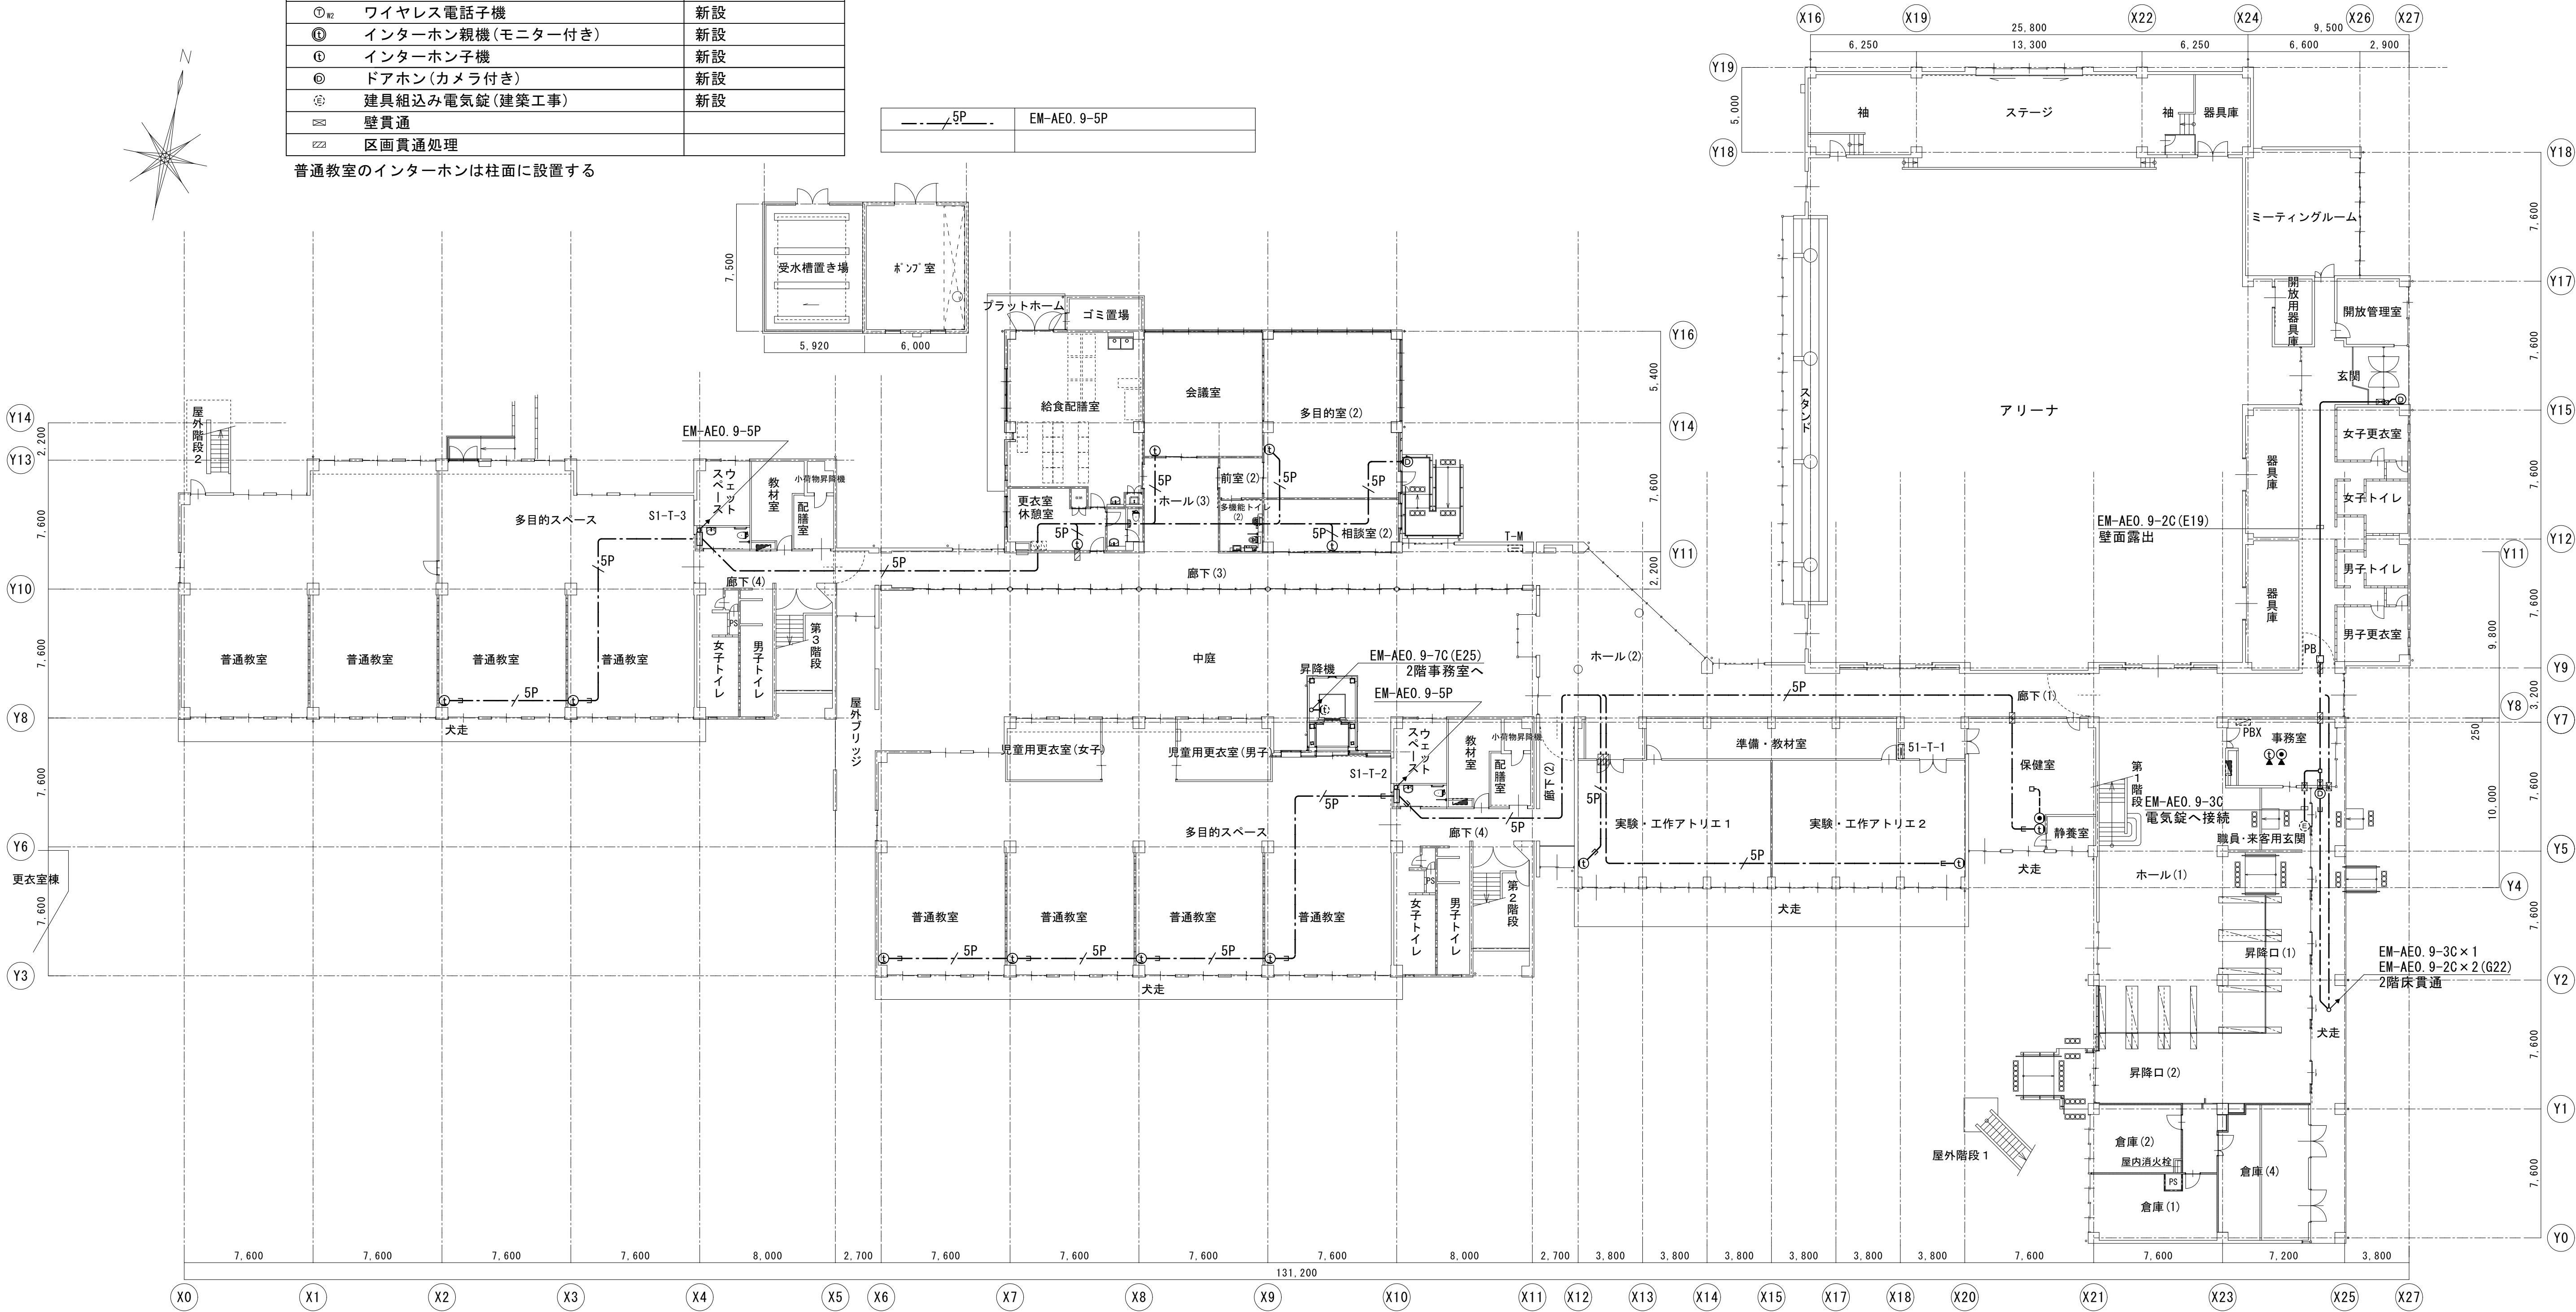

小学校 1 階平面図 1/200



一級建築士事務所 〈千葉県知事登録 第1-2101-3267号〉
株式会社 竹江設計事務所
TAKEE ARCHITECT OFFICE CORPORATION
千葉県鎌ヶ谷市西佐津間1-18-1 Tel 047(445)4064

_____	Drawn By	Date
_____	Checked By	Date
_____	Approved By	Date

企画・設計者/Plan & Designer
一級建築士 第233297号
竹江 文章

設計認印

物件作品名/Title

【継】桜台小学校校舎改修工事及び桜台中学校校舎一部改修工事

図面種別/Drawing


電話・インターホン設備
小学校1階平面図 (改修後)

縮尺/Scale
(A1) S=1/200
(A3) S=1/400

図面番号/No.

E-045

②	電話用アウトレット(床用)6極2芯2口	機器のみ撤去
③	電話用アウトレット(壁付)6極2芯1口	機器のみ撤去
④	インターホン親機(カメラ付)	機器のみ撤去
⑤	インターホン子機(カメラ付)	機器のみ撤去

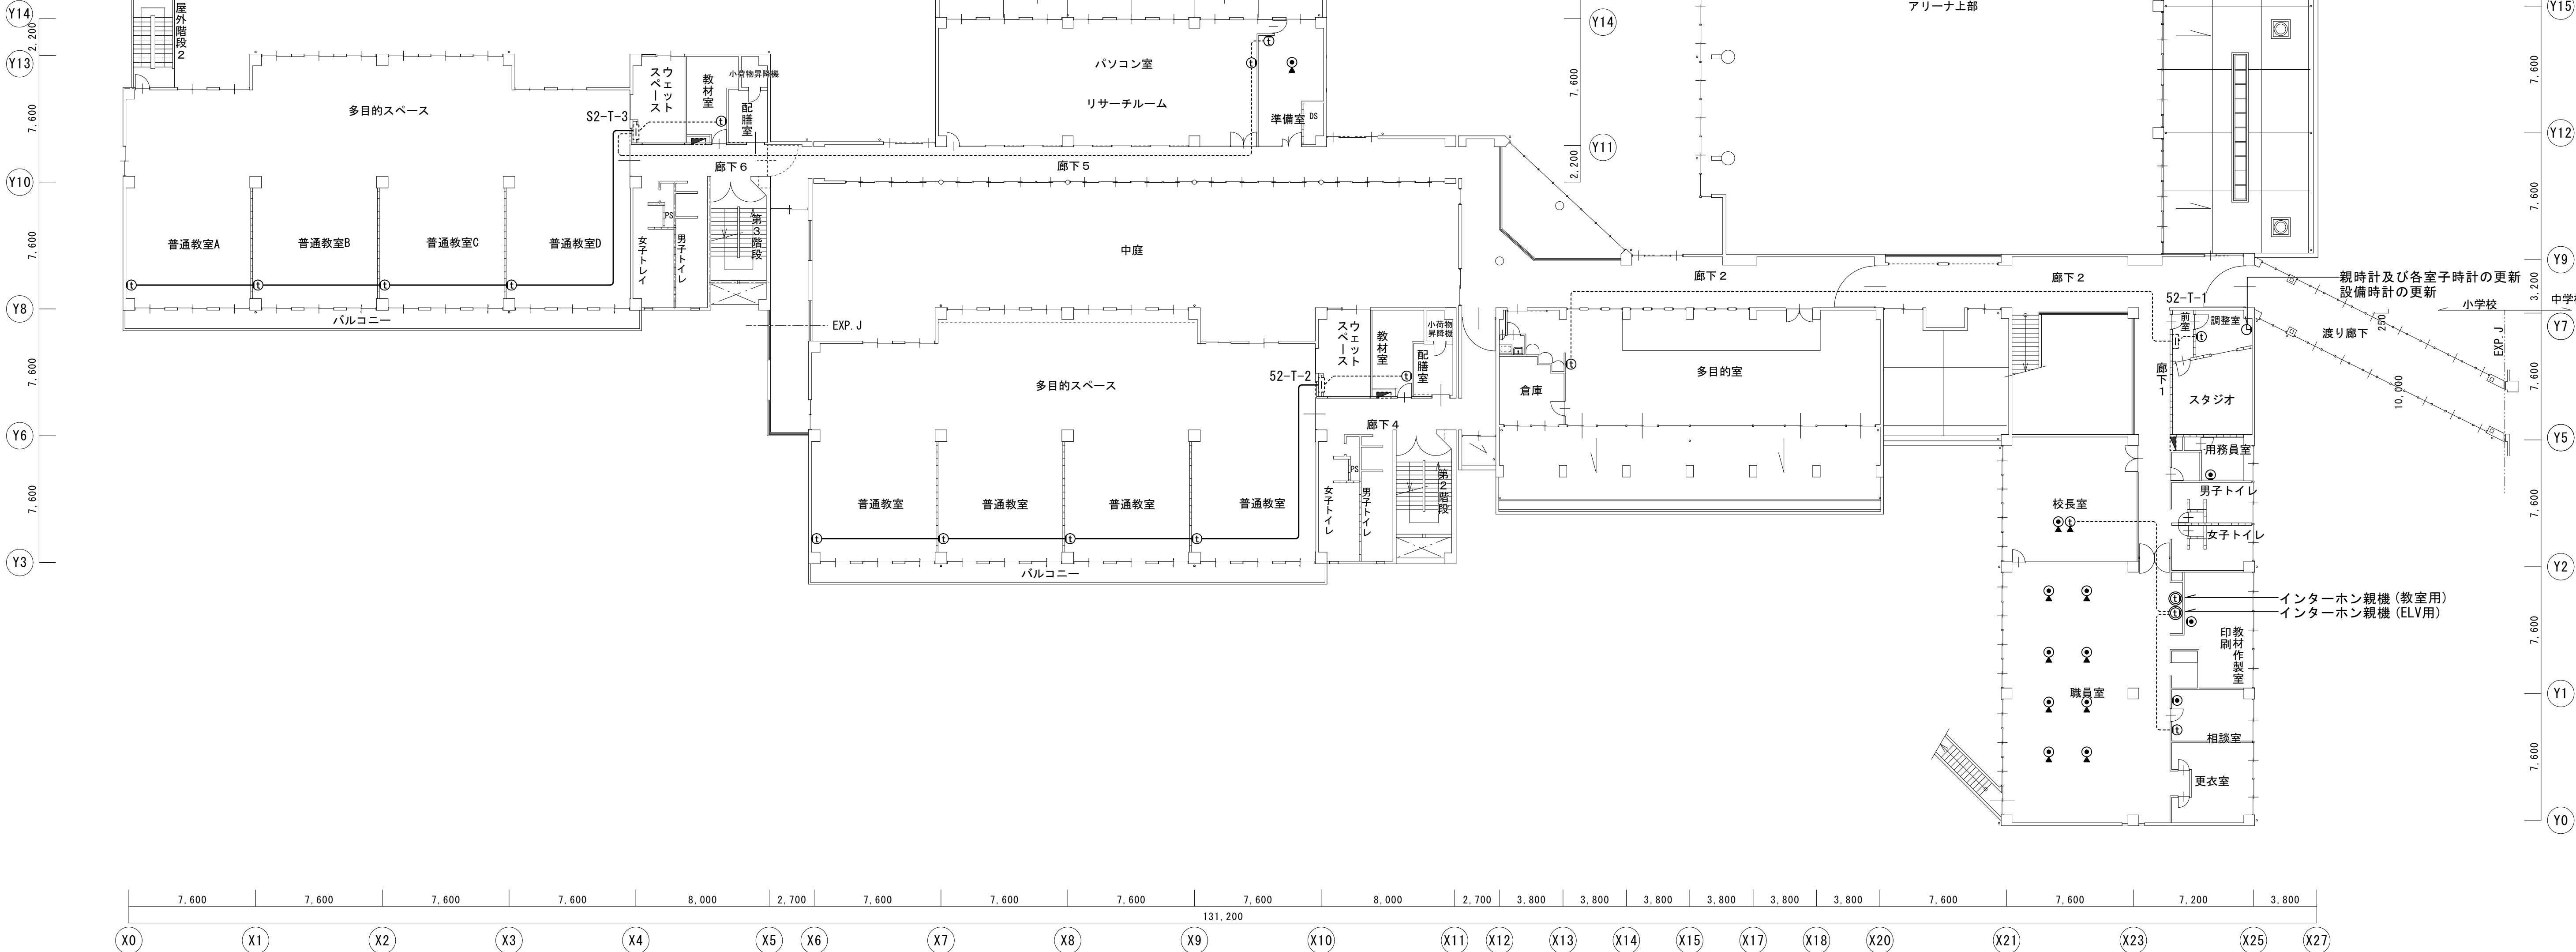

小学校 2 階平面図 1/200



一級建築士事務所 〈千葉県知事登録 第1-2101-3267号〉
株式会社 竹江設計事務所
 TAKEE ARCHITECT OFFICE CORPORATION
 千葉県鎌ヶ谷市西佐津間1-18-1 Tel. 047(445)4064

• Drawn By	Date
• Checked By	Date
• Approved By	Date

企画・設計者／Plan & Designer
一級建築士 第233297号
竹江 文章

設計認印

设计说明	

物件作品名/Title


【継】桜台小学校校舎改修工事及び桜台中学校校舎一部改修工事

図面種別/Drawing 電話・インターホン設備
小学校2階平面図（改修前）

縮尺/Scale
(A1) S=1/200
(A3) S=1/400

圖面番号 / No

E-046

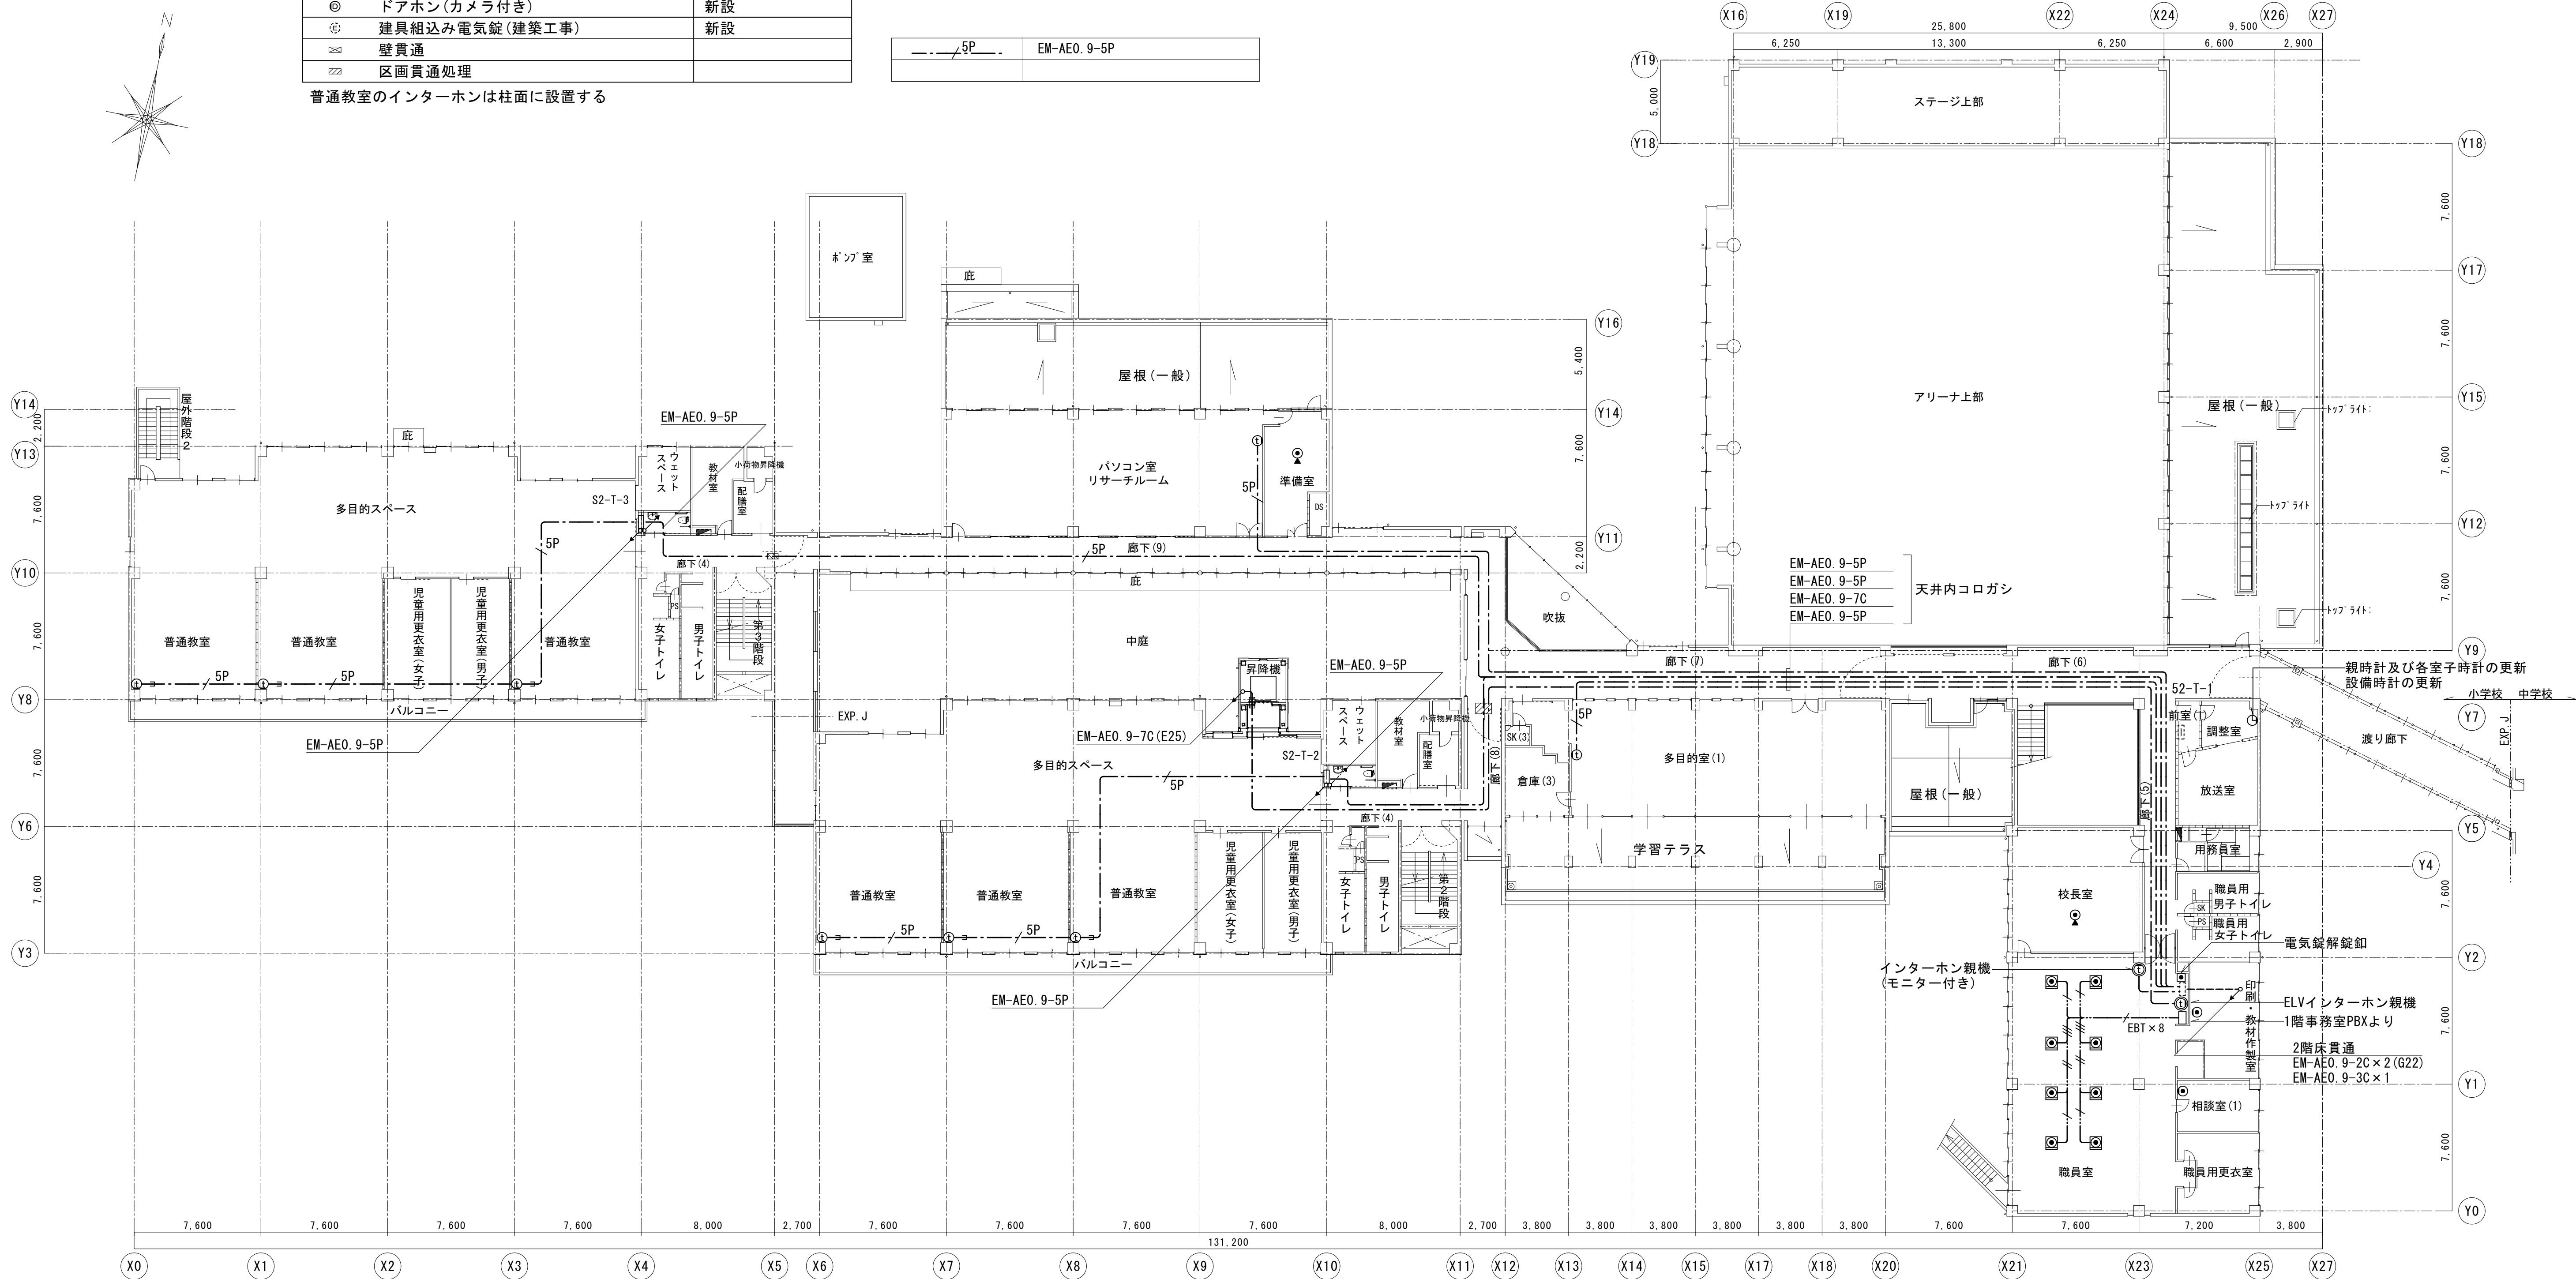

小学校2階平面図 1/200



一級建築士事務所 〈千葉県知事登録 第1-2101-3267号〉
株式会社 竹江設計事務所
TAKEE ARCHITECT OFFICE CORPORATION
千葉県鎌ヶ谷市西佐津間1-18-1 Tel 047(445)4064

・Drawn By _____ Date _____
・Checked By _____ Date _____
・Approved By _____ Date _____

企画・設計者／Plan & Designer
一級建築士 第233297号
竹江 文章

設計認印

物件作品名／Title

【継】桜台小学校校舎改修工事及び桜台中学校校舎一部改修工事

図面種別／Drawing


電話・インターホン設備
小学校2階平面図（改修後）

縮尺／Scale
(A1) S=1/200
(A3) S=1/400

図面番号／No.

E-047

Ⓜ	電話用アウトレット(床用)6極2芯2口	機器のみ撤去
Ⓢ	電話用アウトレット(壁付)6極2芯1口	機器のみ撤去
①	インターホン親機(カメラ付)	機器のみ撤去
②	インターホン子機(カメラ付)	機器のみ撤去

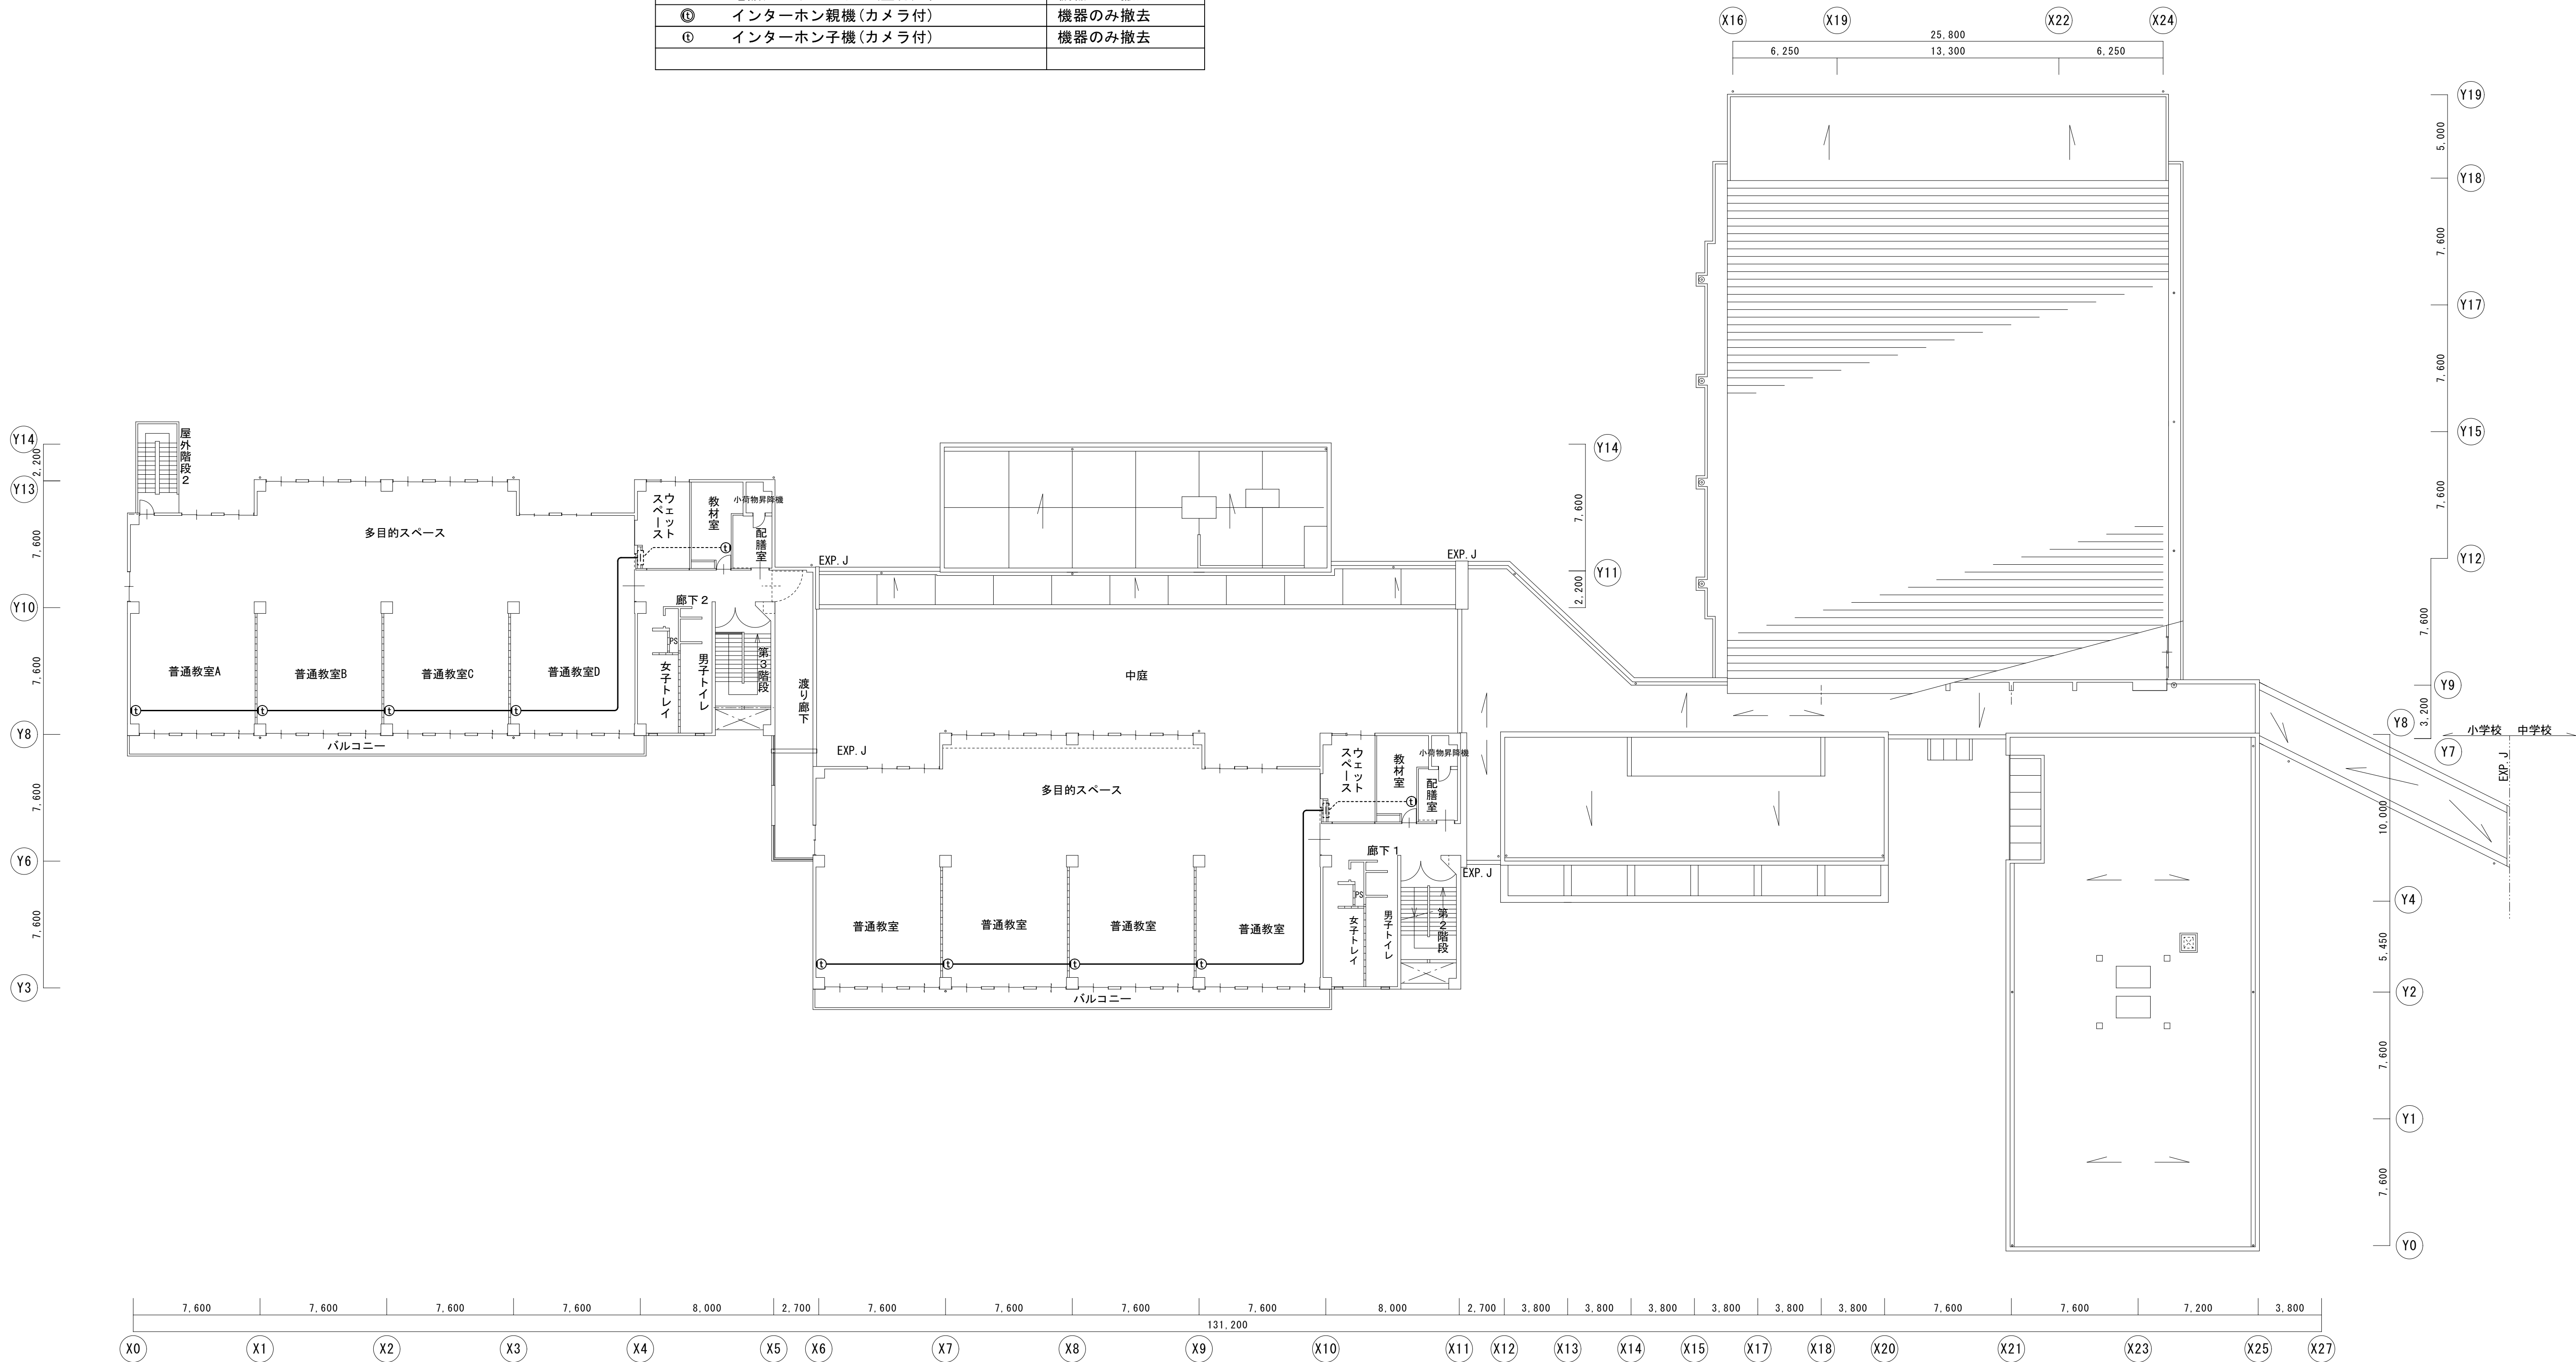

小学校3階平面図 1/200



一級建築士事務所 〈千葉県知事登録 第1-2101-3267号〉
株式会社 竹江設計事務所
TAKEE ARCHITECT OFFICE CORPORATION
千葉県鎌ケ谷市西佐津間1-18-1 Tel 047(445)4064

・Drawn By	Date
・Checked By	Date
・Approved By	Date

企画・設計者/Plan & Designer
一級建築士 第233297号
竹江 文章

設計認印

物件作品名/Title

【継】桜台小学校校舎改修工事及び桜台中学校校舎一部改修工事

図面種別/Drawing

電話・インターホン設備
小学校3階平面図 (改修前)

縮尺/Scale
(A1) S=1/200
(A3) S=1/400


図面番号/No.

E-048

Ⓢ	電話用アウトレット (0Aフロア用) 6極2芯2口	機器・配線とも新設
Ⓢ	電話用アウトレット (床用) 6極2芯2口	新設
Ⓢ	電話用アウトレット (壁付) 6極2芯1口	新設
①	電話機	新設
① _W	ワイヤレス電話親機	新設
① _W	ワイヤレス電話子機	新設
①	インターホン親機 (モニター付き)	新設
①	インターホン子機	新設
Ⓢ	ドアホン (カメラ付き)	新設
Ⓢ	建具組込み電気錠 (建築工事)	新設
Ⓢ	壁貫通	
Ⓢ	区画貫通処理	

普通教室のインターホンは柱面に設置する

--- 5P ---	EM-AE0. 9-5P
------------	--------------

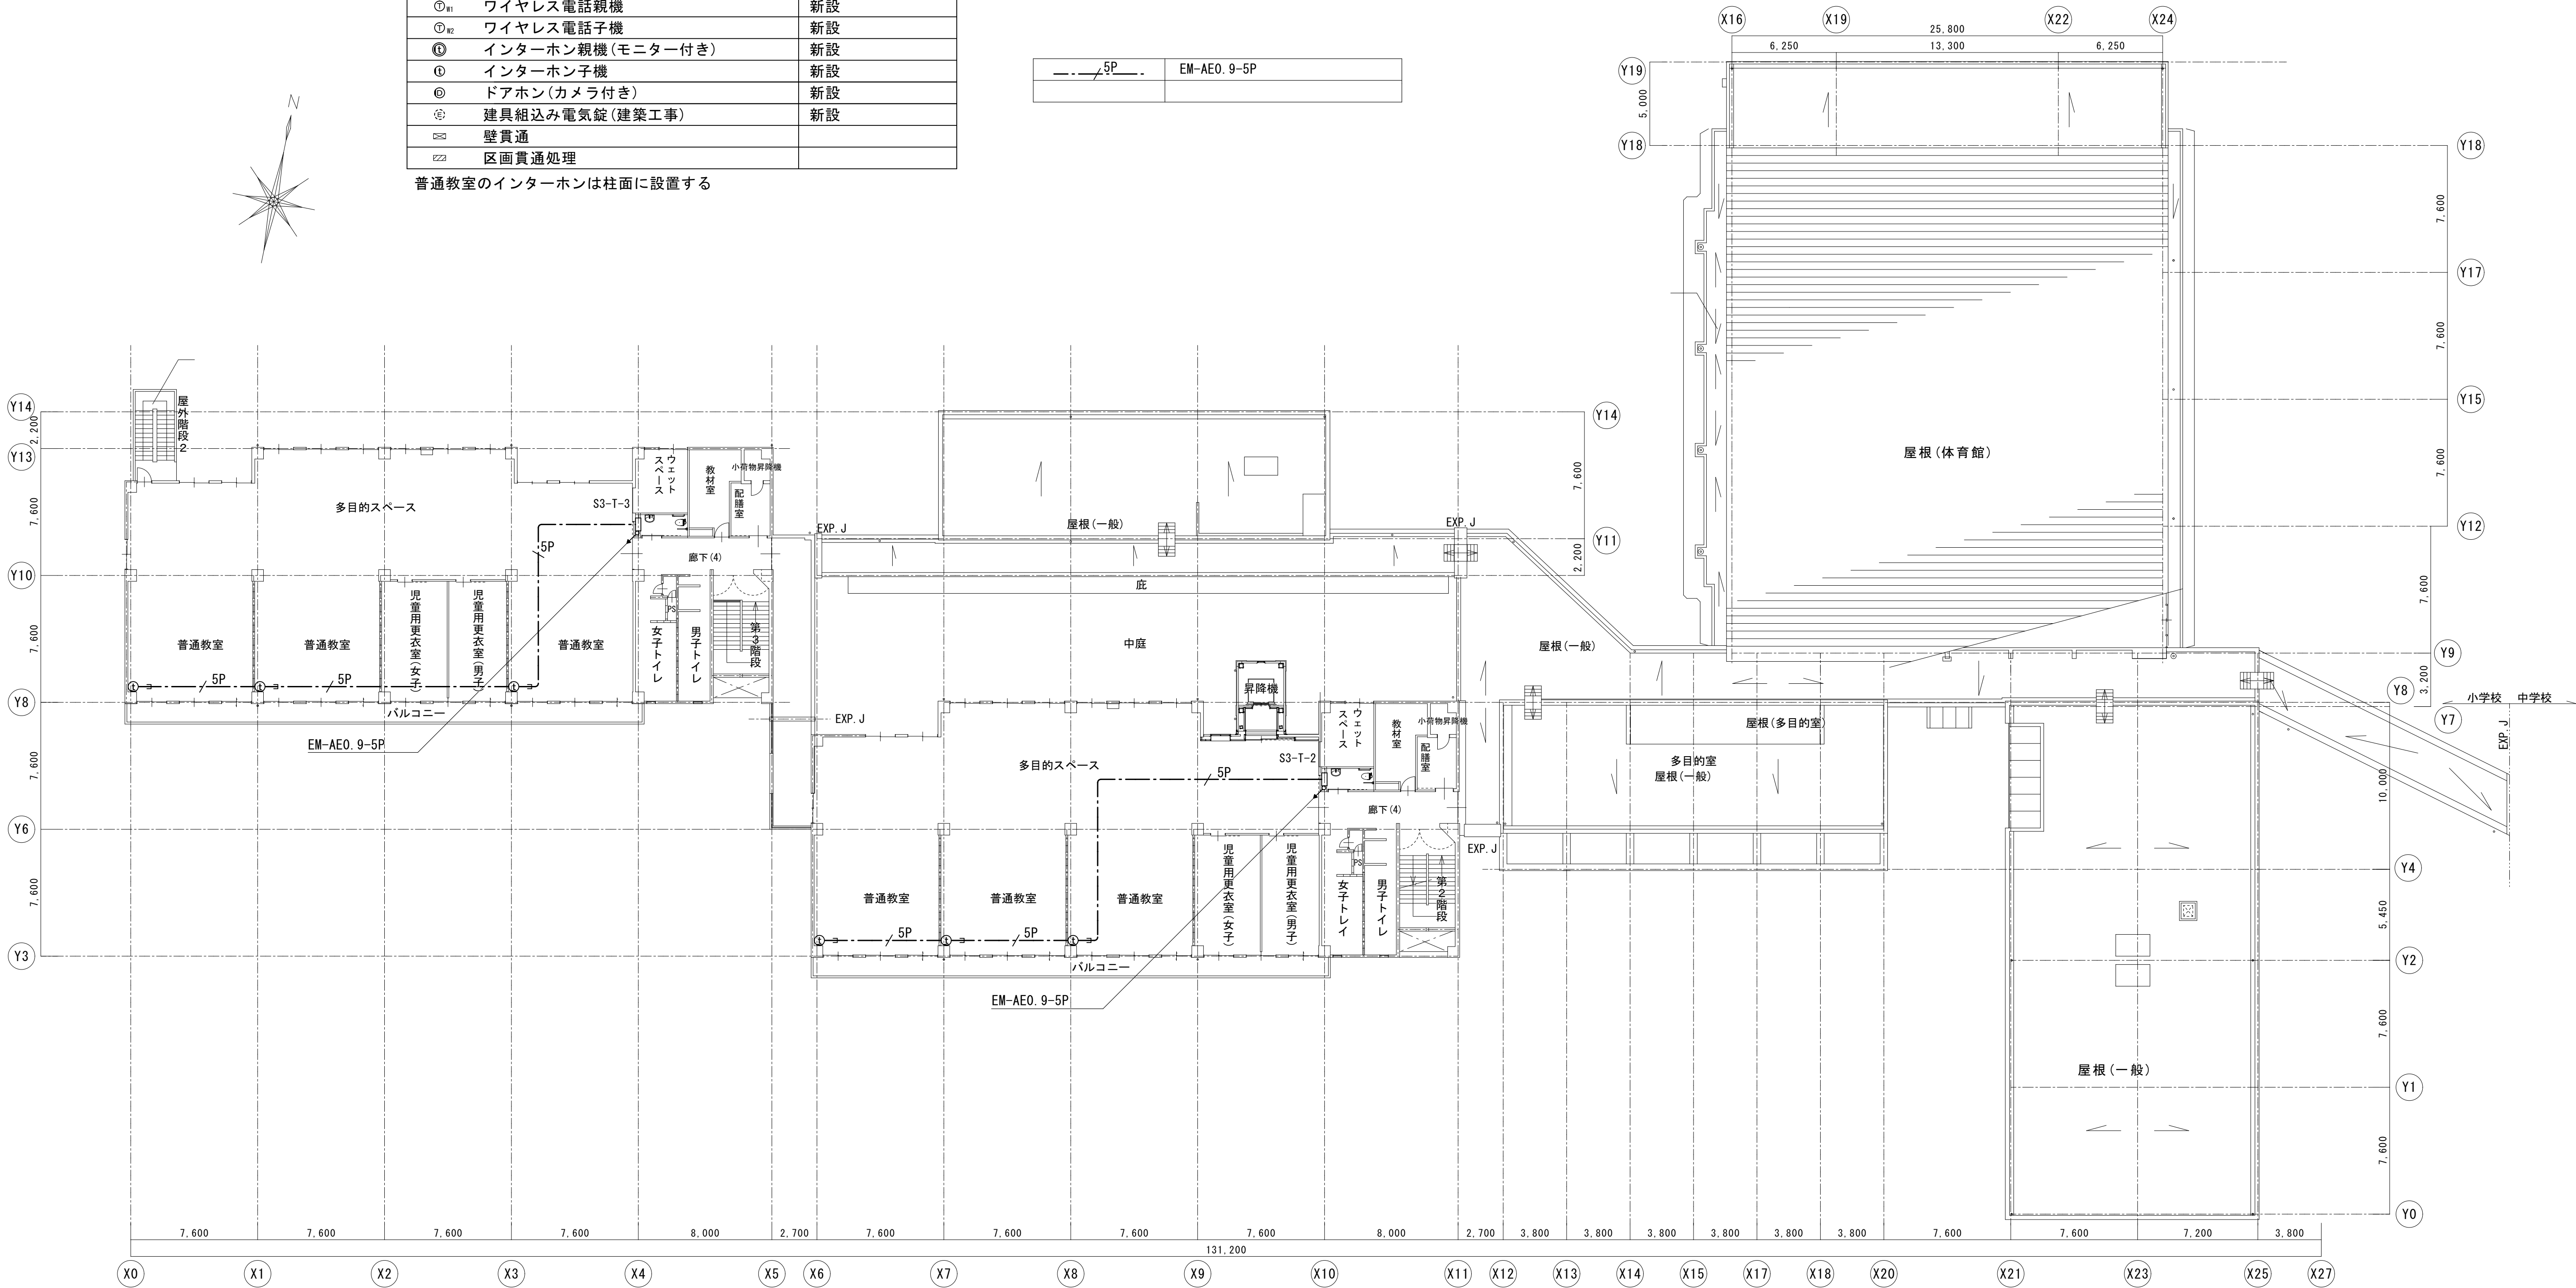

小学校3階平面図 1/200



一級建築士事務所 〈千葉県知事登録 第1-2101-3267号〉
株式会社 竹江設計事務所
TAKEE ARCHITECT OFFICE CORPORATION
千葉県鎌ケ谷市西佐津間1-18-1 Tel 047(445)4064

_____	_____
_____	_____
_____	_____

・Drawn By _____ Date _____
・Checked By _____ Date _____
・Approved By _____ Date _____

企画・設計者/Plan & Designer
一級建築士 第233297号
竹江 文章

設計認印

物件作品名/Title

【継】桜台小学校校舎改修工事及び桜台中学校校舎一部改修工事


図面種別/Drawing

電話・インターホン設備
小学校3階平面図 (改修後)

縮尺/Scale
(A1) S=1/200
(A3) S=1/400

図面番号/No.

E-049

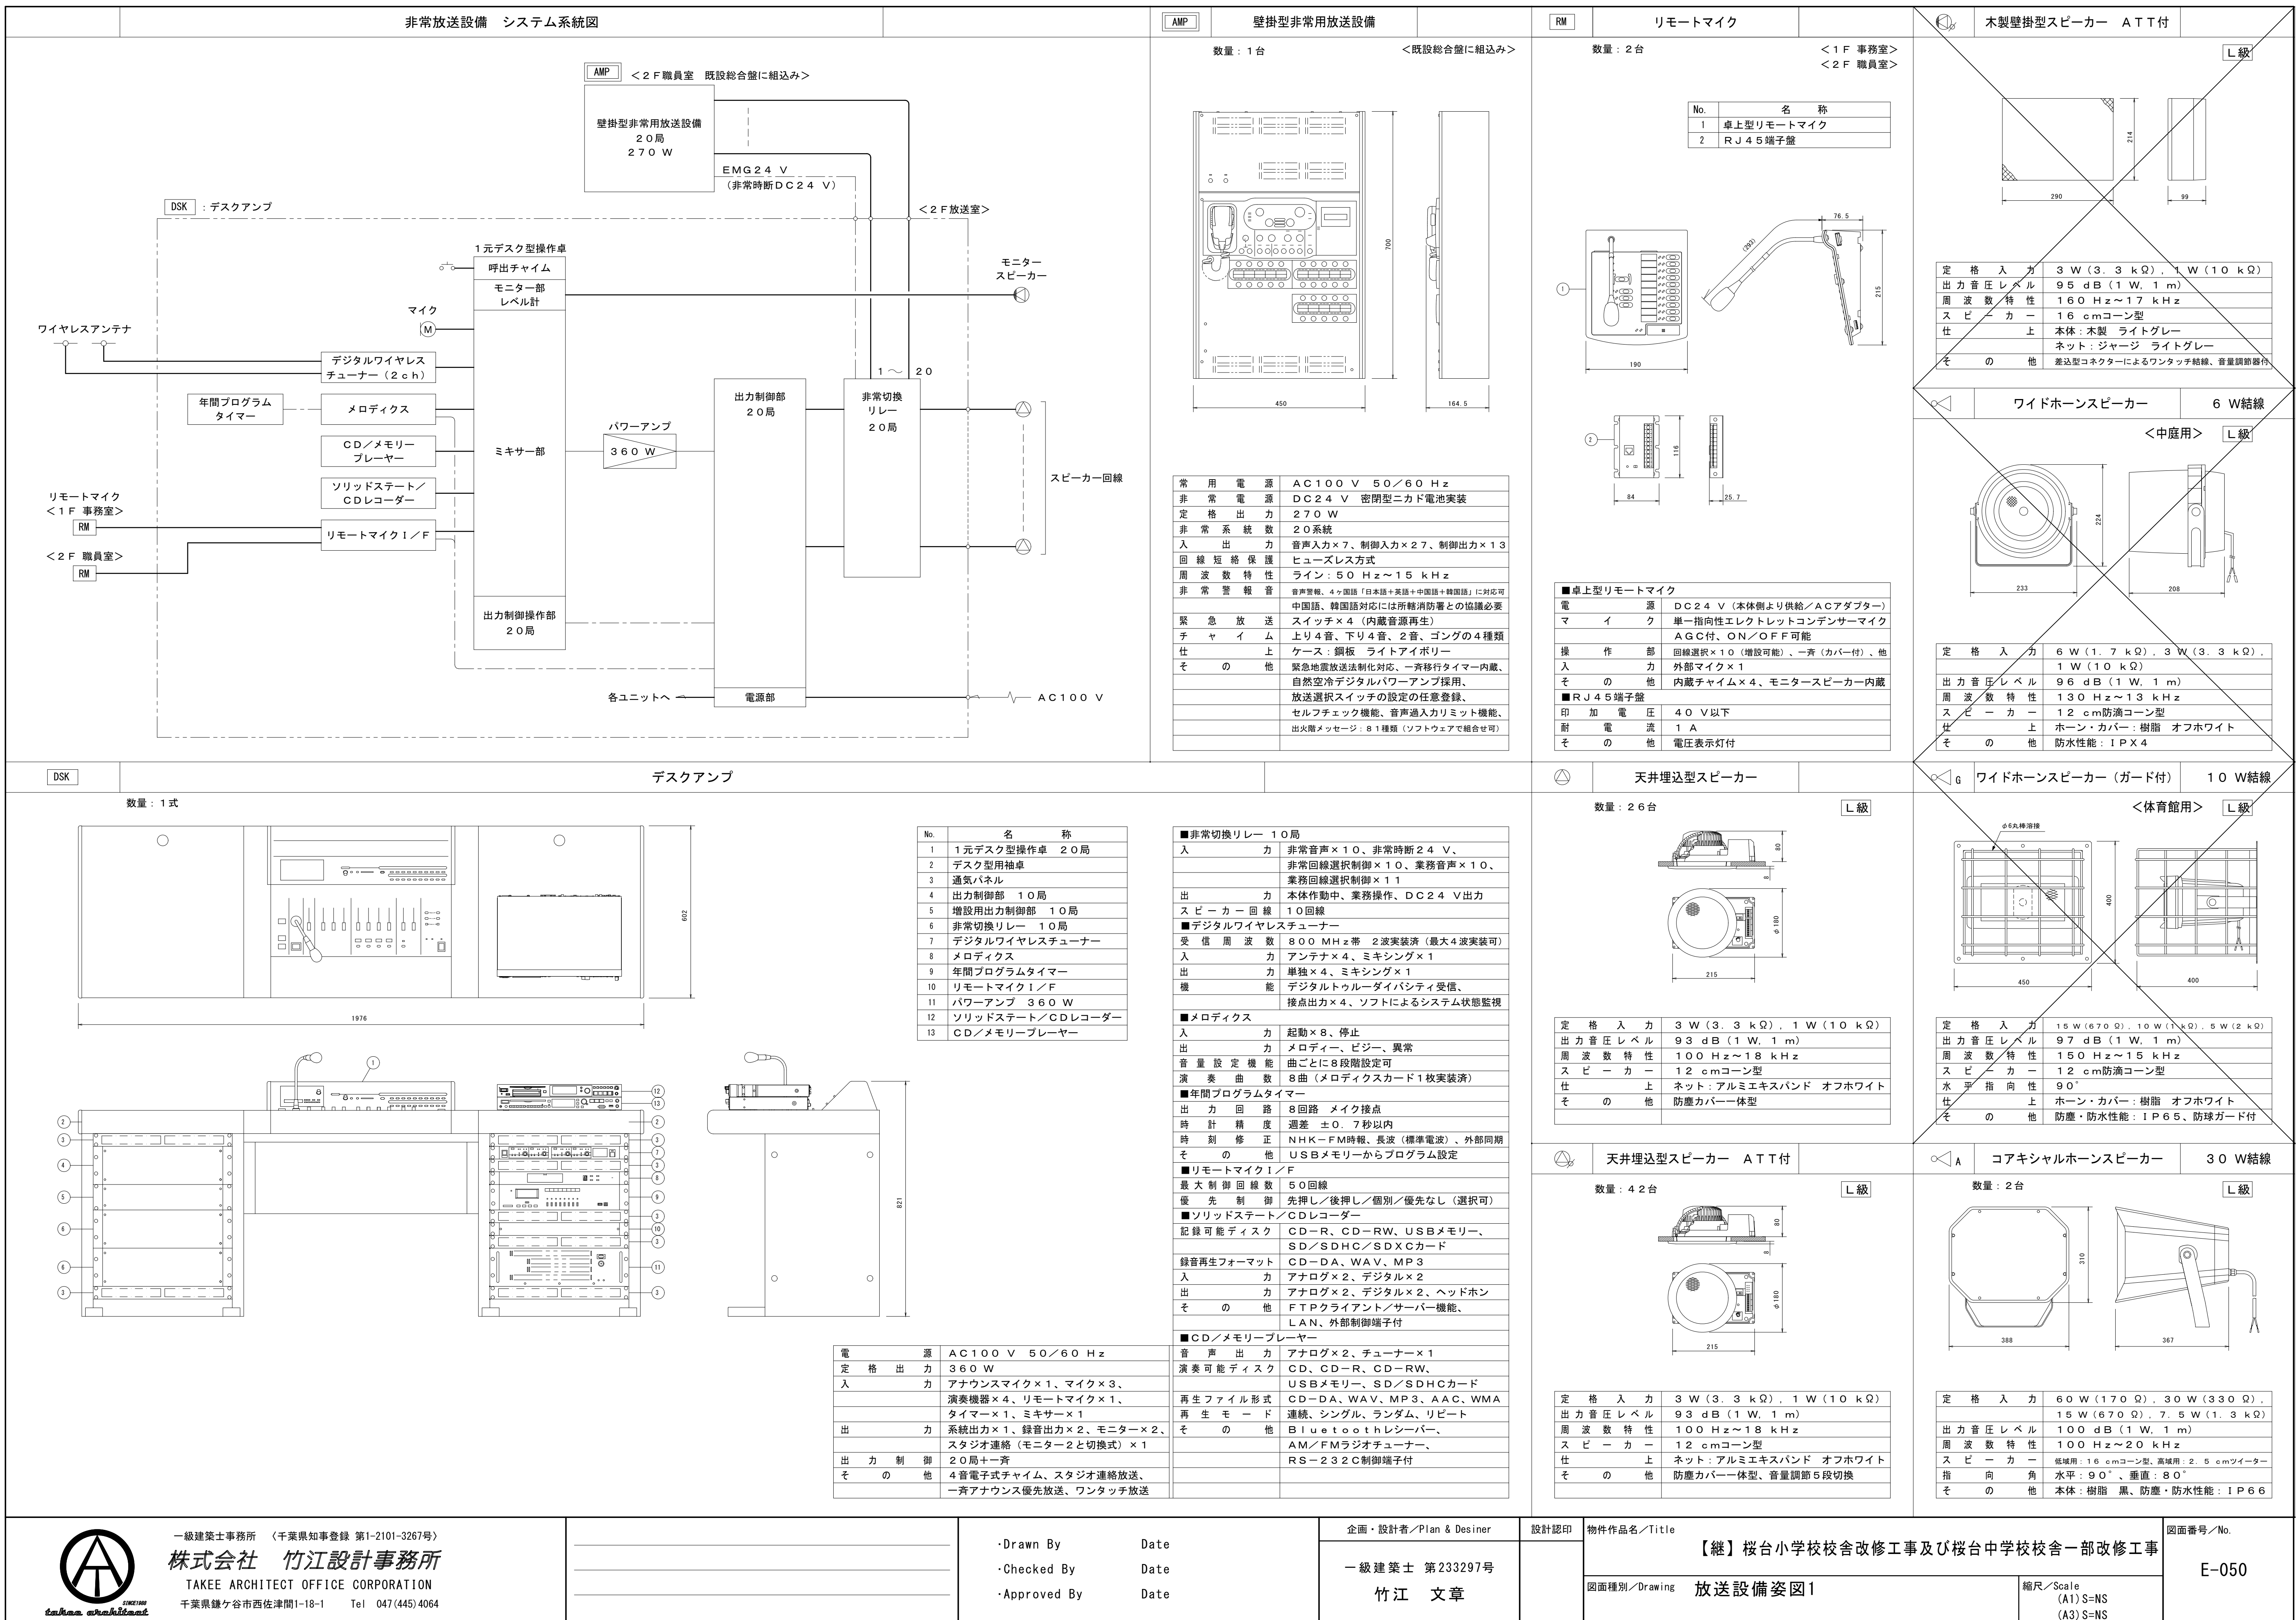


図示の機器及び配線を撤去する

∞	ホーンスピーカー15W 防水	撤去
●	非常放送用天井埋込スピーカー	撤去
○	アッテネーター別天井埋込スピーカー	撤去
○	アッテネーター付天井埋込スピーカー	撤去
○	アッテネーター付壁面取付スピーカー	撤去
○	アッテネーター付別壁面取付スピーカー	撤去
○	設備時計子機	撤去
○	アンテナ	撤去

配管・配線 凡例	
———	隠蔽(天井内)埋込み配管配線
--- --	隠蔽(天井内)コロガシ配線
-----	露出配管配線

特記無き配管配線は下記による		
HP	HP0. 9-3C	(PF16)
3C	AE0. 9-3C	(PF16)
2C	AE0. 9-2C	(PF16)
..... 配線及び機器共既設のまま		

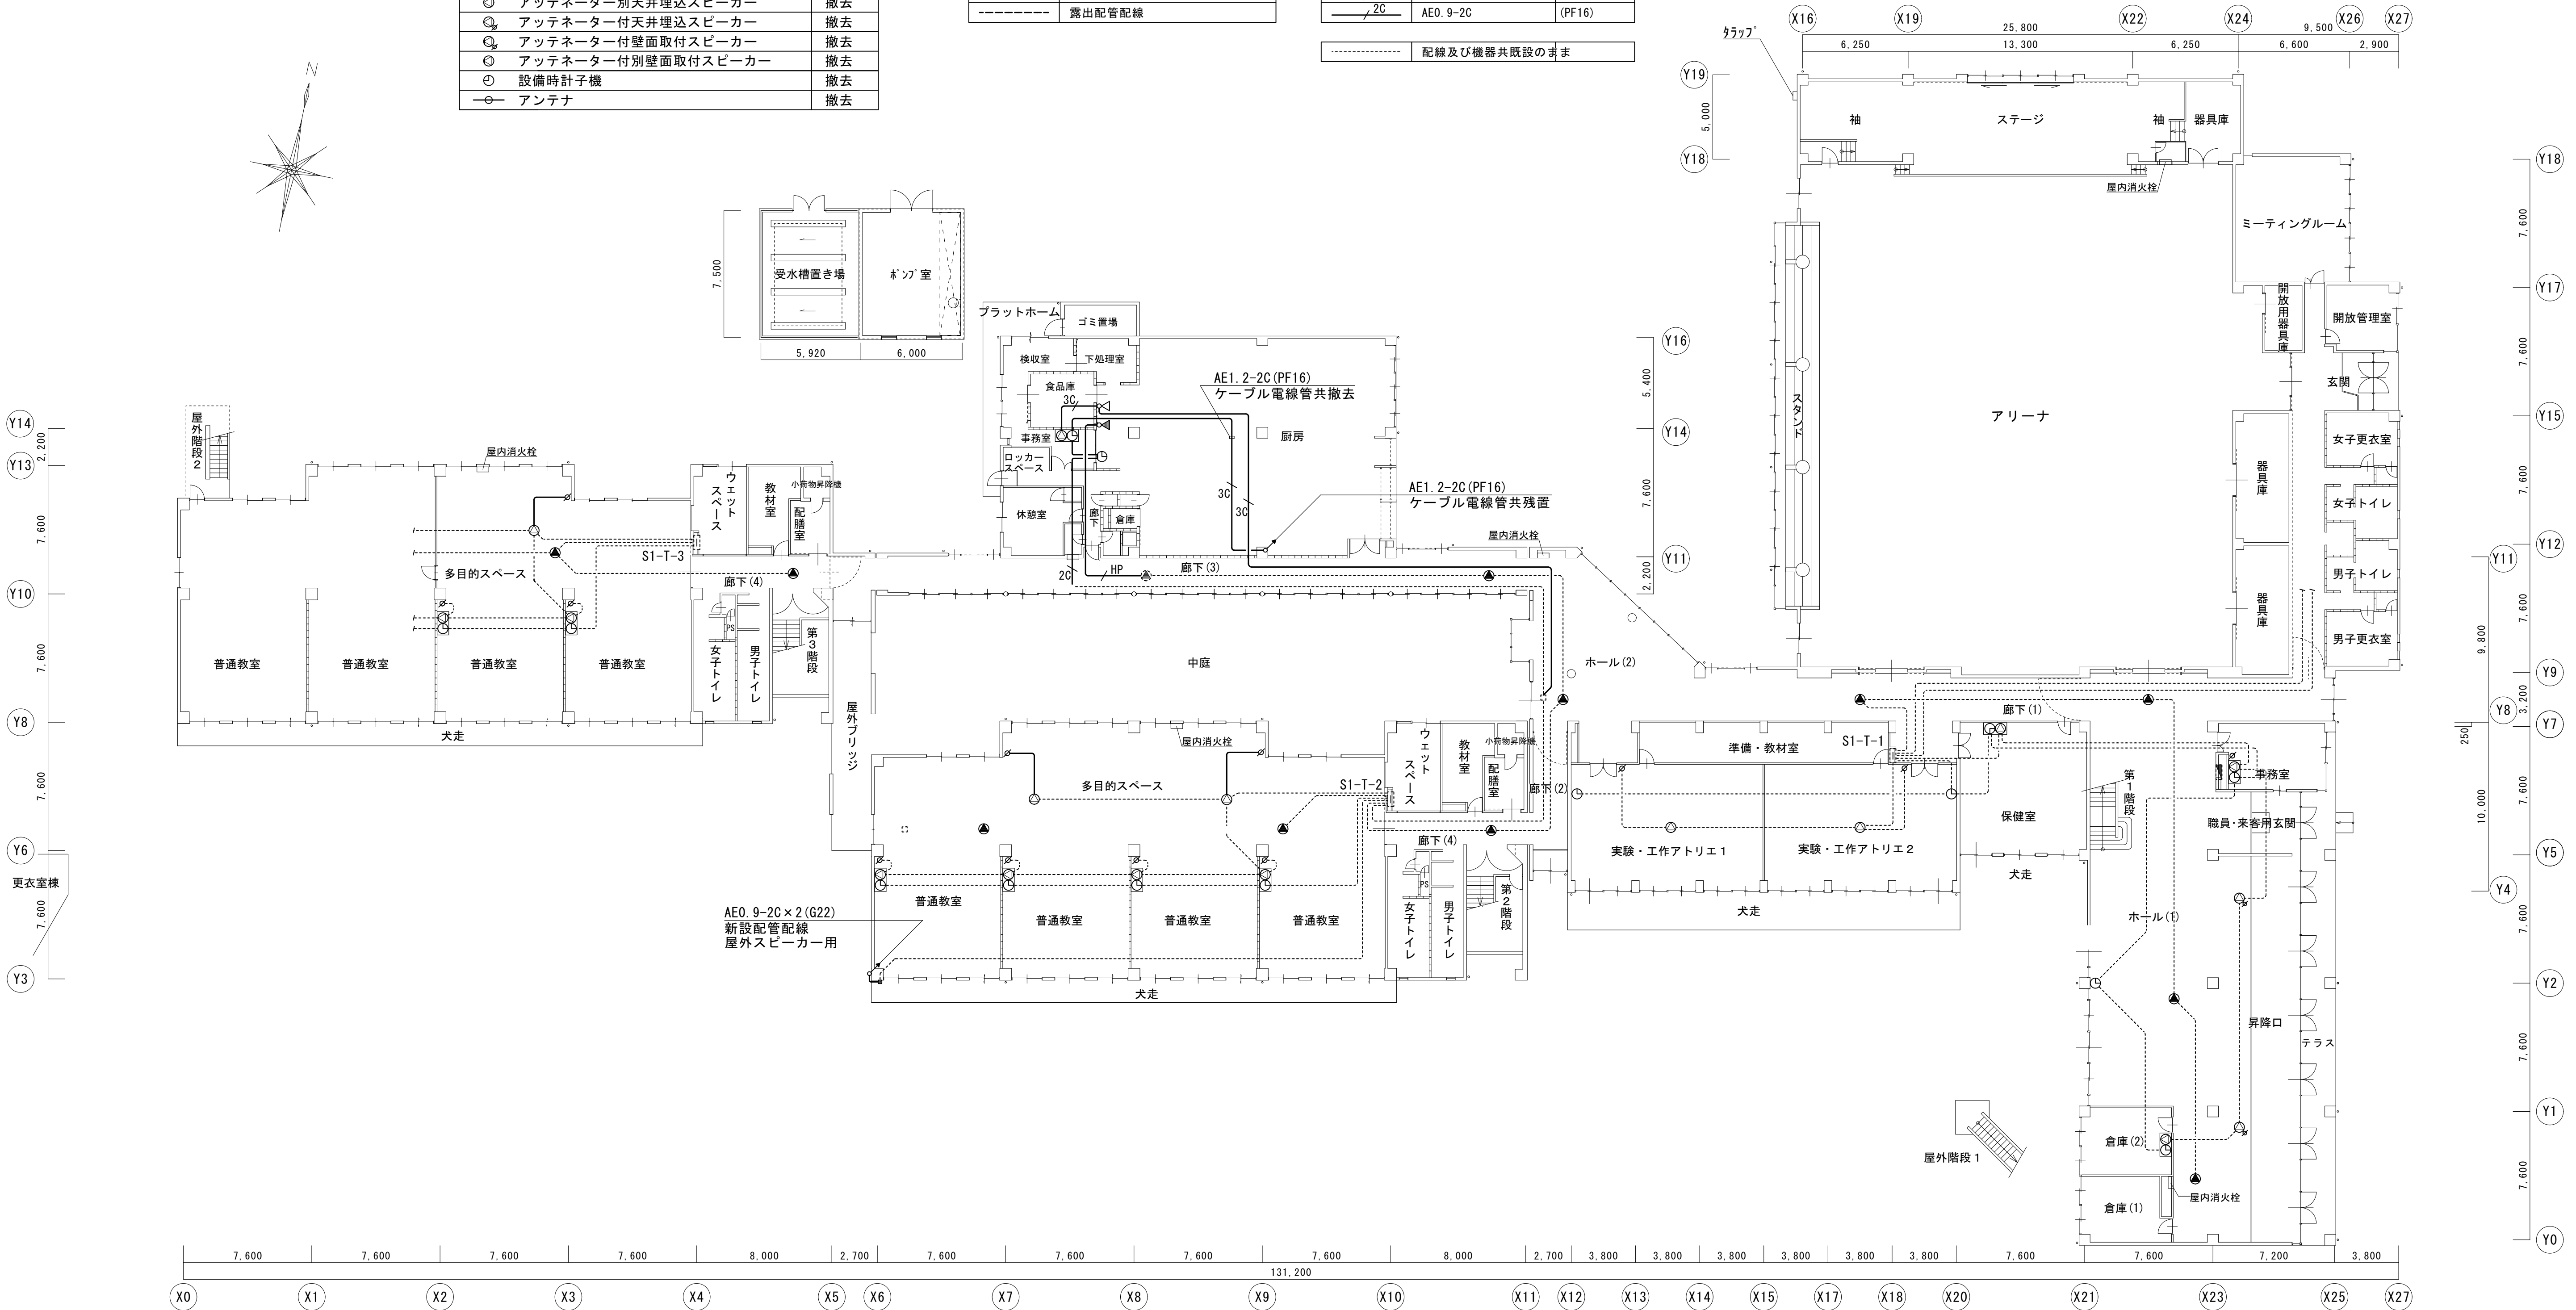

小学校 1 階平面図 1/200



一級建築士事務所 〈千葉県知事登録 第1-2101-3267号〉
株式会社 竹江設計事務所
TAKEE ARCHITECT OFFICE CORPORATION
千葉県鎌ヶ谷市西佐津間1-18-1 Tel 047(445)4064

_____	_____
_____	_____
_____	_____

・Drawn By _____ Date _____
・Checked By _____ Date _____
・Approved By _____ Date _____

企画・設計者／Plan & Designer
一級建築士 第233297号
竹江 文章

設計認印

物件作品名／Title

【継】桜台小学校校舎改修工事及び桜台中学校校舎一部改修工事

図面種別／Drawing

放送・時計設備1階_小学校平面図 (改修前)

縮尺／Scale
(A1) S=1/200
(A3) S=1/400

図面番号／No.

E-052

図示の機器及び配線を新設する

⊂	ホーンスピーカー15W 防水	新設
⊙	アッテネーター別天井埋込スピーカー	新設
⊙	アッテネーター付天井埋込スピーカー	新設
⊙	アッテネーター付壁面取付スピーカー	新設
⊙	アッテネーター付別壁面取付スピーカー	新設
⊙	アッテネーター	新設
⊙	設備時計子機	新設
⊙	アンテナ	新設


配管・配線 凡例

——	隠蔽(天井内)埋込み配管配線
- - - -	隠蔽(天井内)コロガシ配線
----	露出配管配線
.....	既設配線及び既設機器

特記無き配管配線は下記による

——	EM-HP0.9-3C	(PF16)
——	EM-AE0.9-3C	(PF16)
——	EM-AE0.9-2C	(PF16)

壁内配線はPF管にて保護する
露出配管配線は金属管にて保護する
特記無きは既設配線のままとする

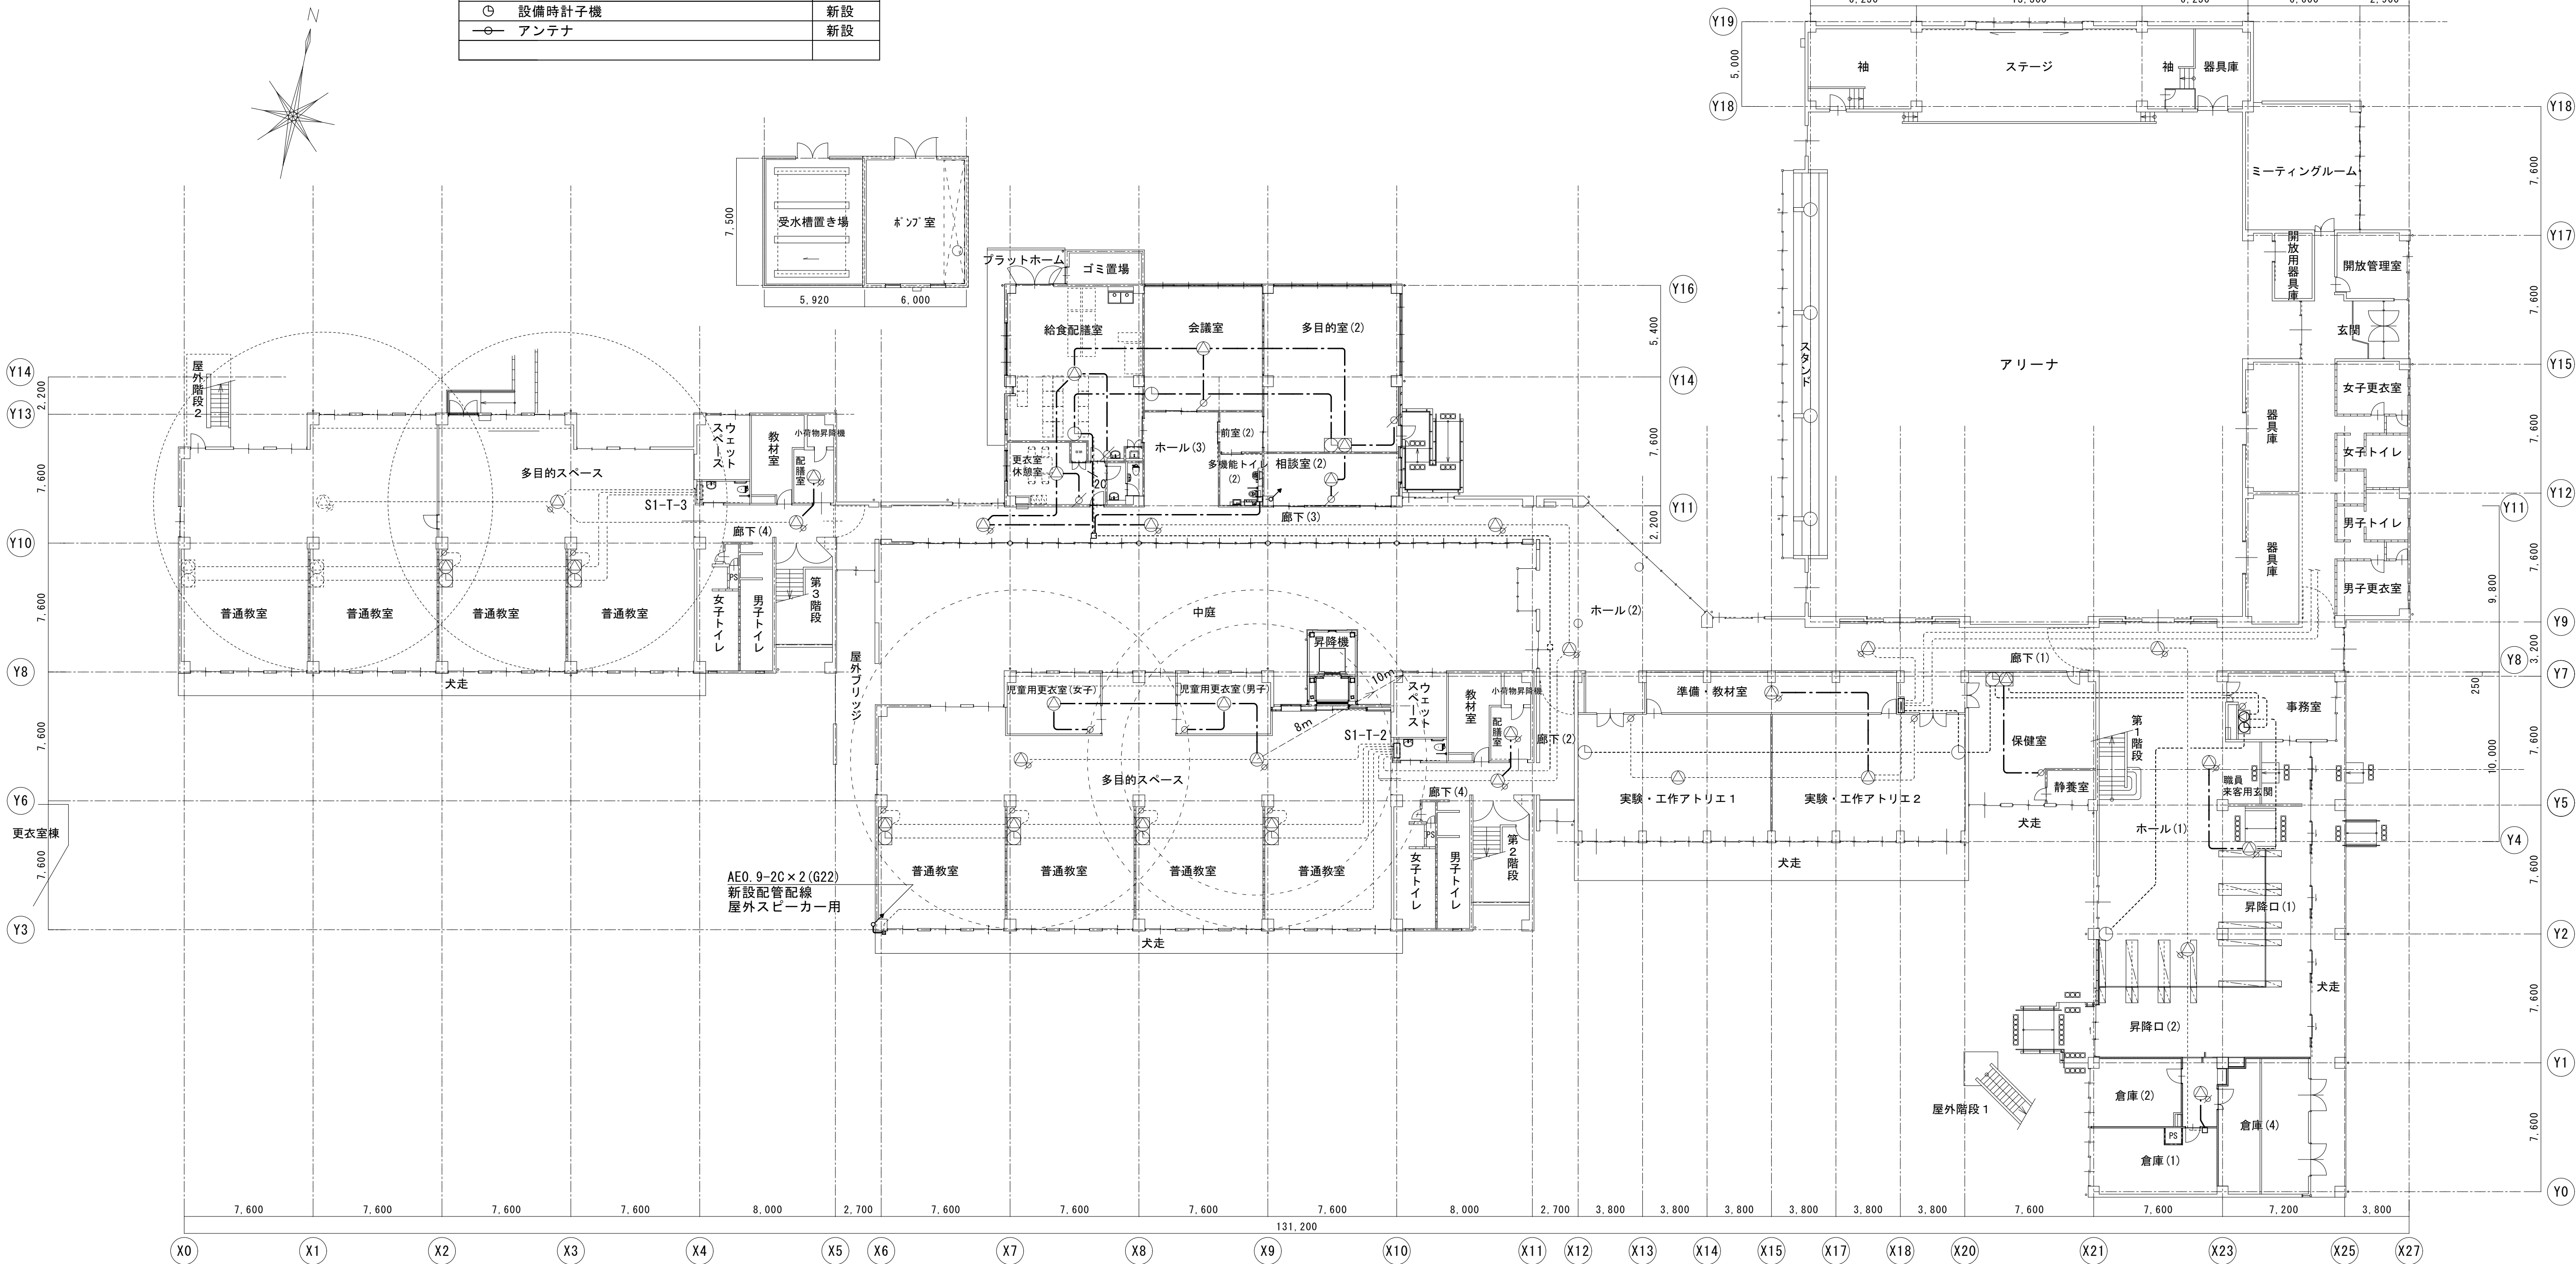

小学校 1 階平面図 1/200



一級建築士事務所 〈千葉県知事登録 第1-2101-3267号〉
株式会社 竹江設計事務所
TAKEE ARCHITECT OFFICE CORPORATION
千葉県鎌ヶ谷市西佐津間1-18-1 Tel 047(445)4064

_____	_____
_____	_____
_____	_____

・Drawn By _____ Date _____
・Checked By _____ Date _____
・Approved By _____ Date _____

企画・設計者/Plan & Designer
一級建築士 第233297号
竹江 文章

設計認印

物件作品名/Title

【継】桜台小学校校舎改修工事及び桜台中学校校舎一部改修工事


図面種別/Drawing

放送・時計設備
小学校1階平面図 (改修後)

縮尺/Scale
(A1) S=1/200
(A3) S=1/400

図面番号/No.

E-053

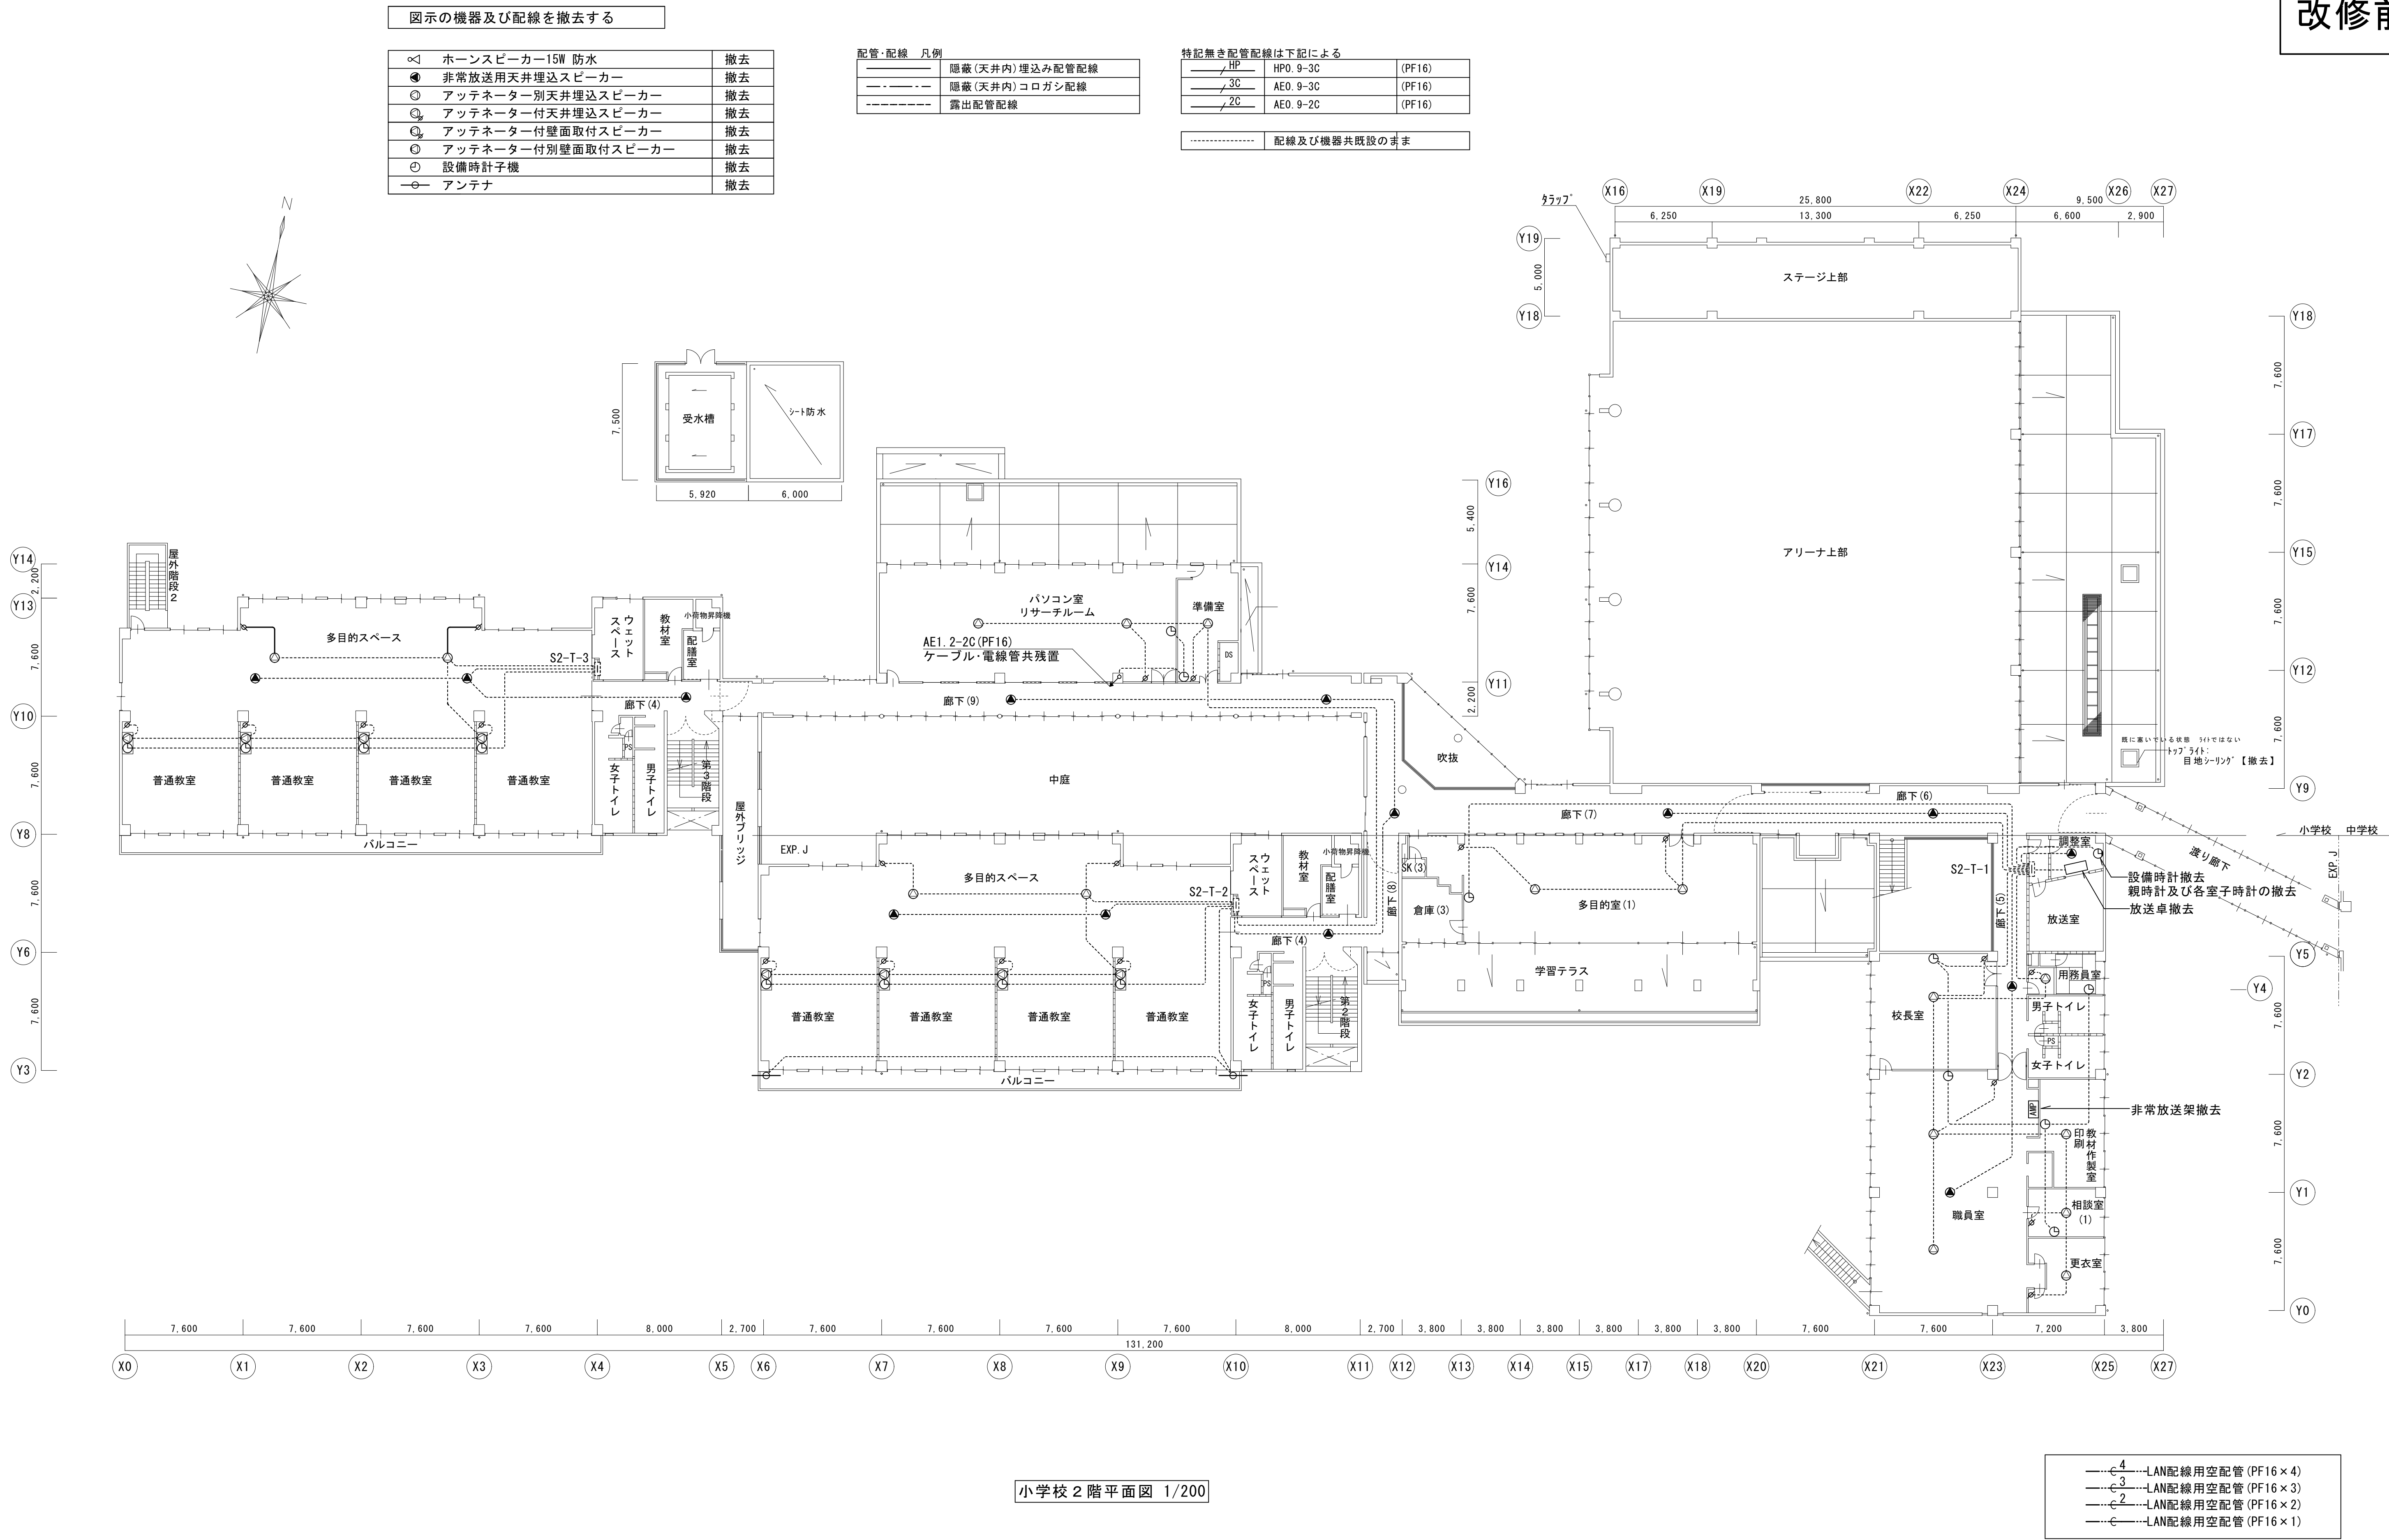

図示の機器及び配線を新設する


≡	ホーンスピーカー15W 防水	新設
⊙	アッテネーター別天井埋込スピーカー	新設
⊙	アッテネーター付天井埋込スピーカー	新設
⊙	アッテネーター付壁面取付スピーカー	新設
⊙	アッテネーター付別壁面取付スピーカー	新設
⊙	アッテネーター	新設
⌚	設備時計子機	新設
—⊙—	アンテナ	新設

配管・配線 凡例	
————	隠蔽(天井内)埋込み配管配線
— — — — —	隠蔽(天井内)コロガン配線
-----	既設配線及び既設機器

特記無き配管配線は下記による

_____	EM-HP0. 9-3C	(PF16)
_____/ 3C	EM-AE0. 9-3C	(PF16)
_____/ 2C	EM-AE0. 9-2C	(PF16)

壁内配線はPF管にて保護する
露出配管配線は金属管にて保護する
特記無きは既設配線のままとする

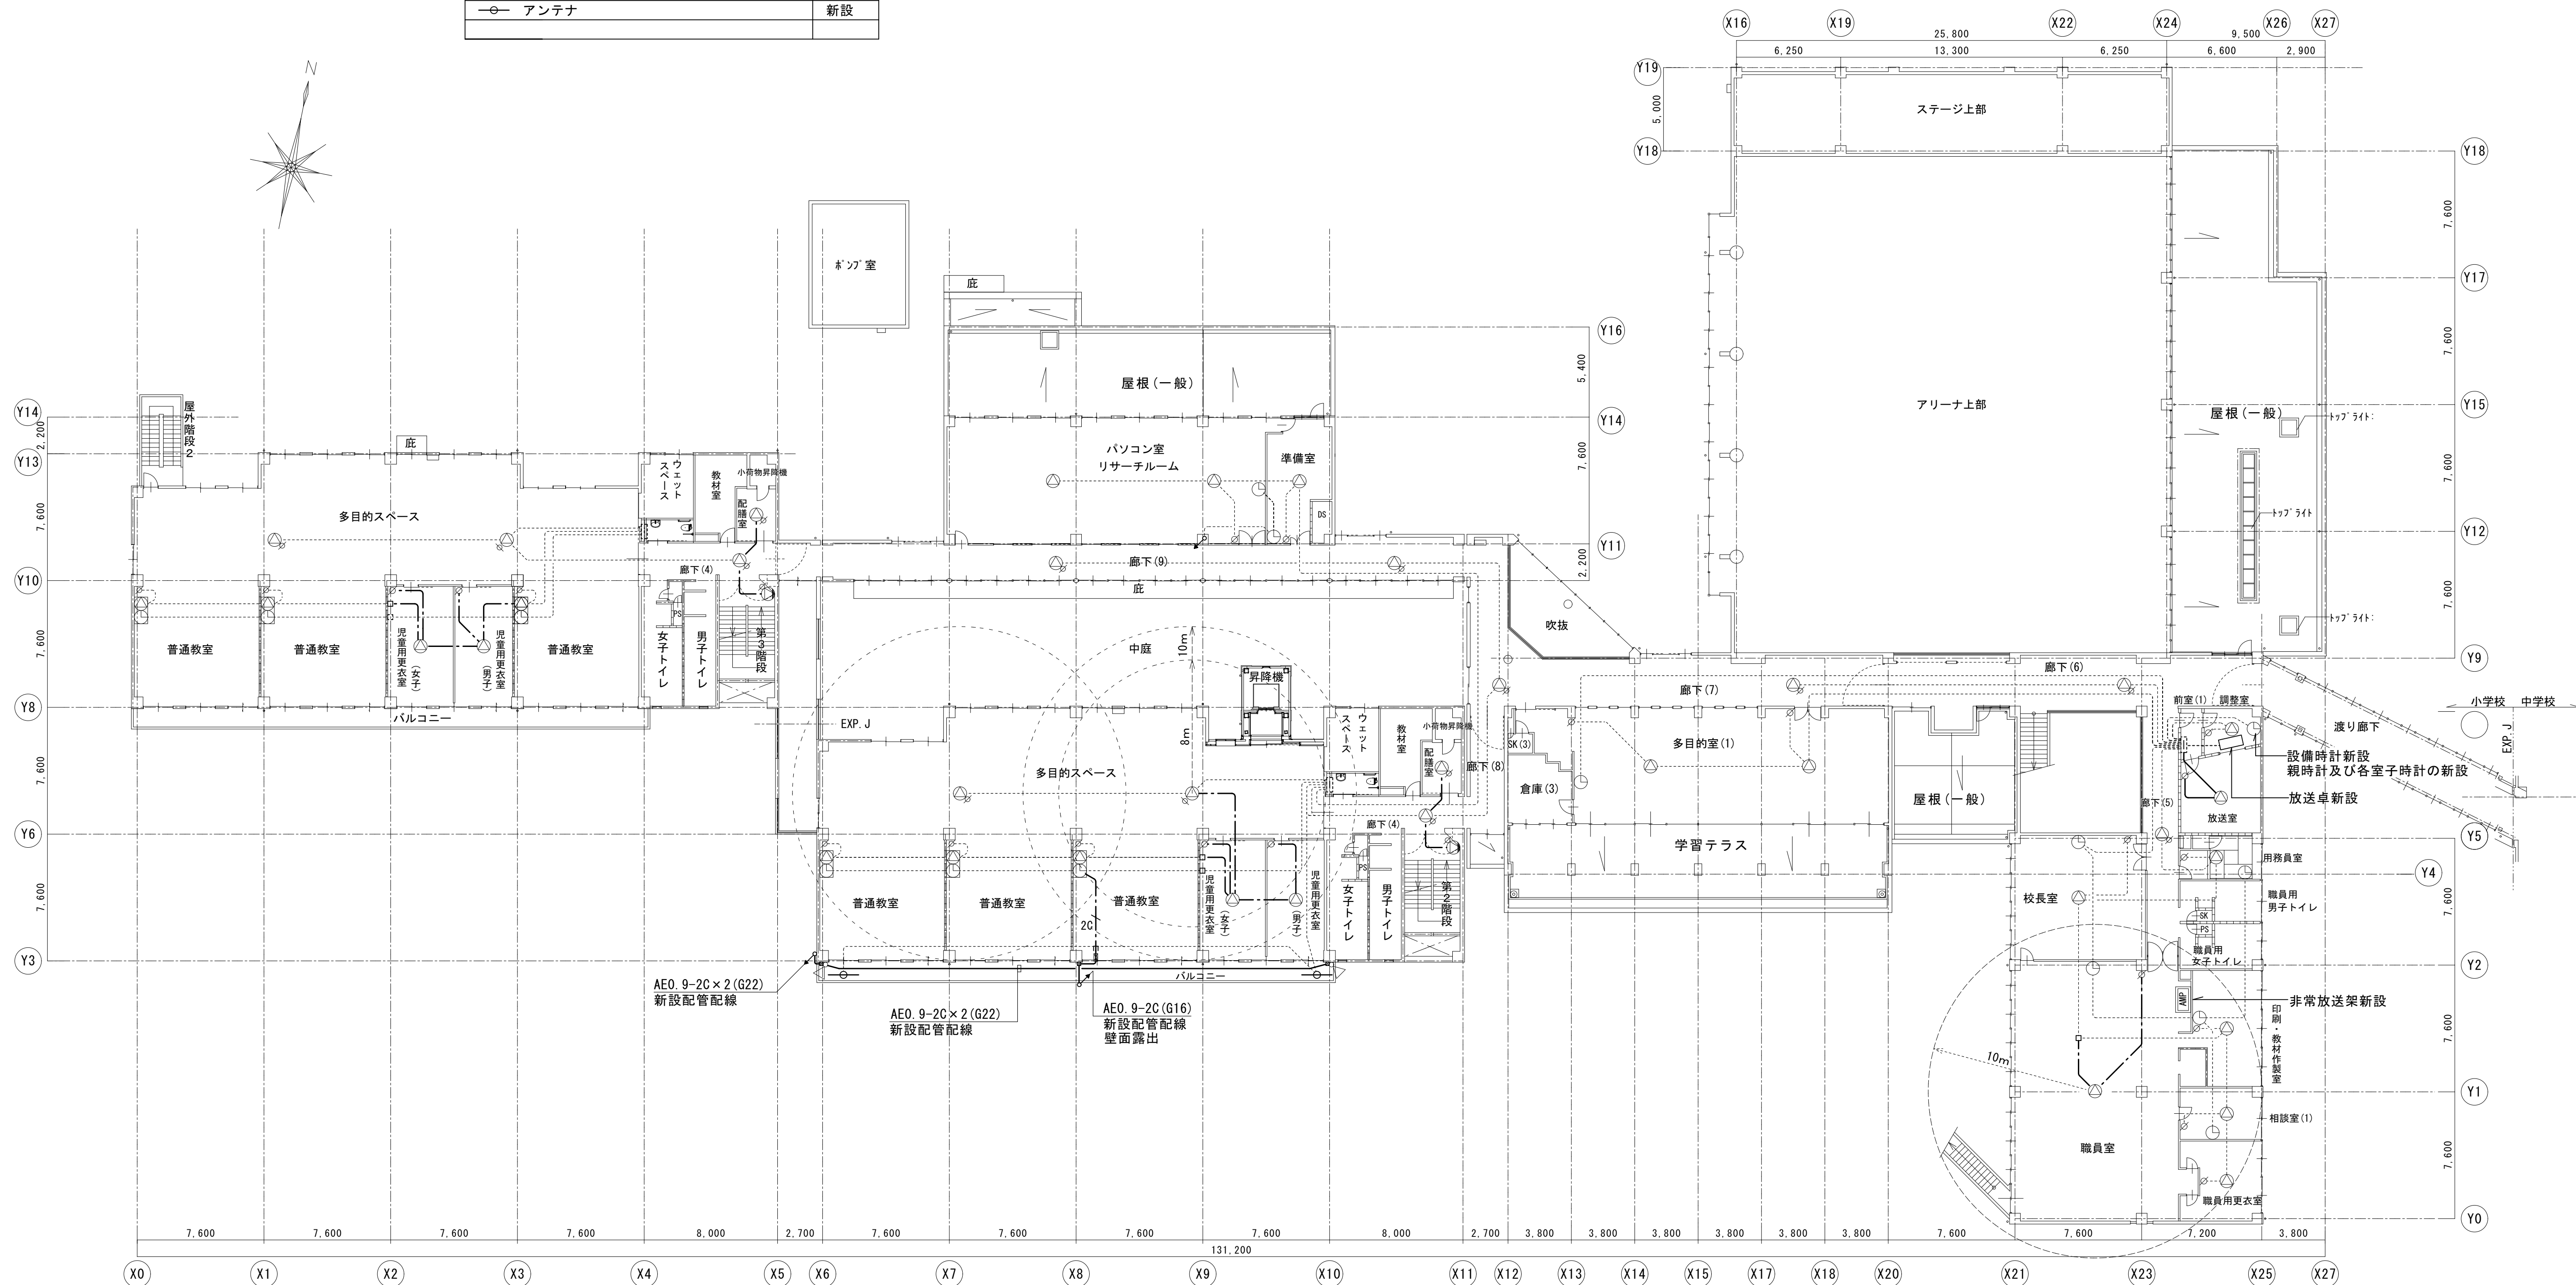

小学校 2 階平面図 1/200



一級建築士事務所 (千葉県知事登録 第1-2101-3267号)
株式会社 竹江設計事務所
 TAKEE ARCHITECT OFFICE CORPORATION
 千葉県鎌ヶ谷市西佐津間1-18-1 Tel 047(445)4064

- Drawn By	Date
- Checked By	Date
- Approved By	Date

企画・設計者／Plan & Designer
一級建築士 第233297号
竹江 文章

設計認印

物件作品名/Title


【繼】桜台小学校校舎改修工事及び桜台中学校校舎一部改修工事

図面種別／Drawing 放送・時計設備
小学校2階平面図（改修後）

縮尺/Scale
(A1) S=1/200
(A3) S=1/400

図面番号/No

E-055

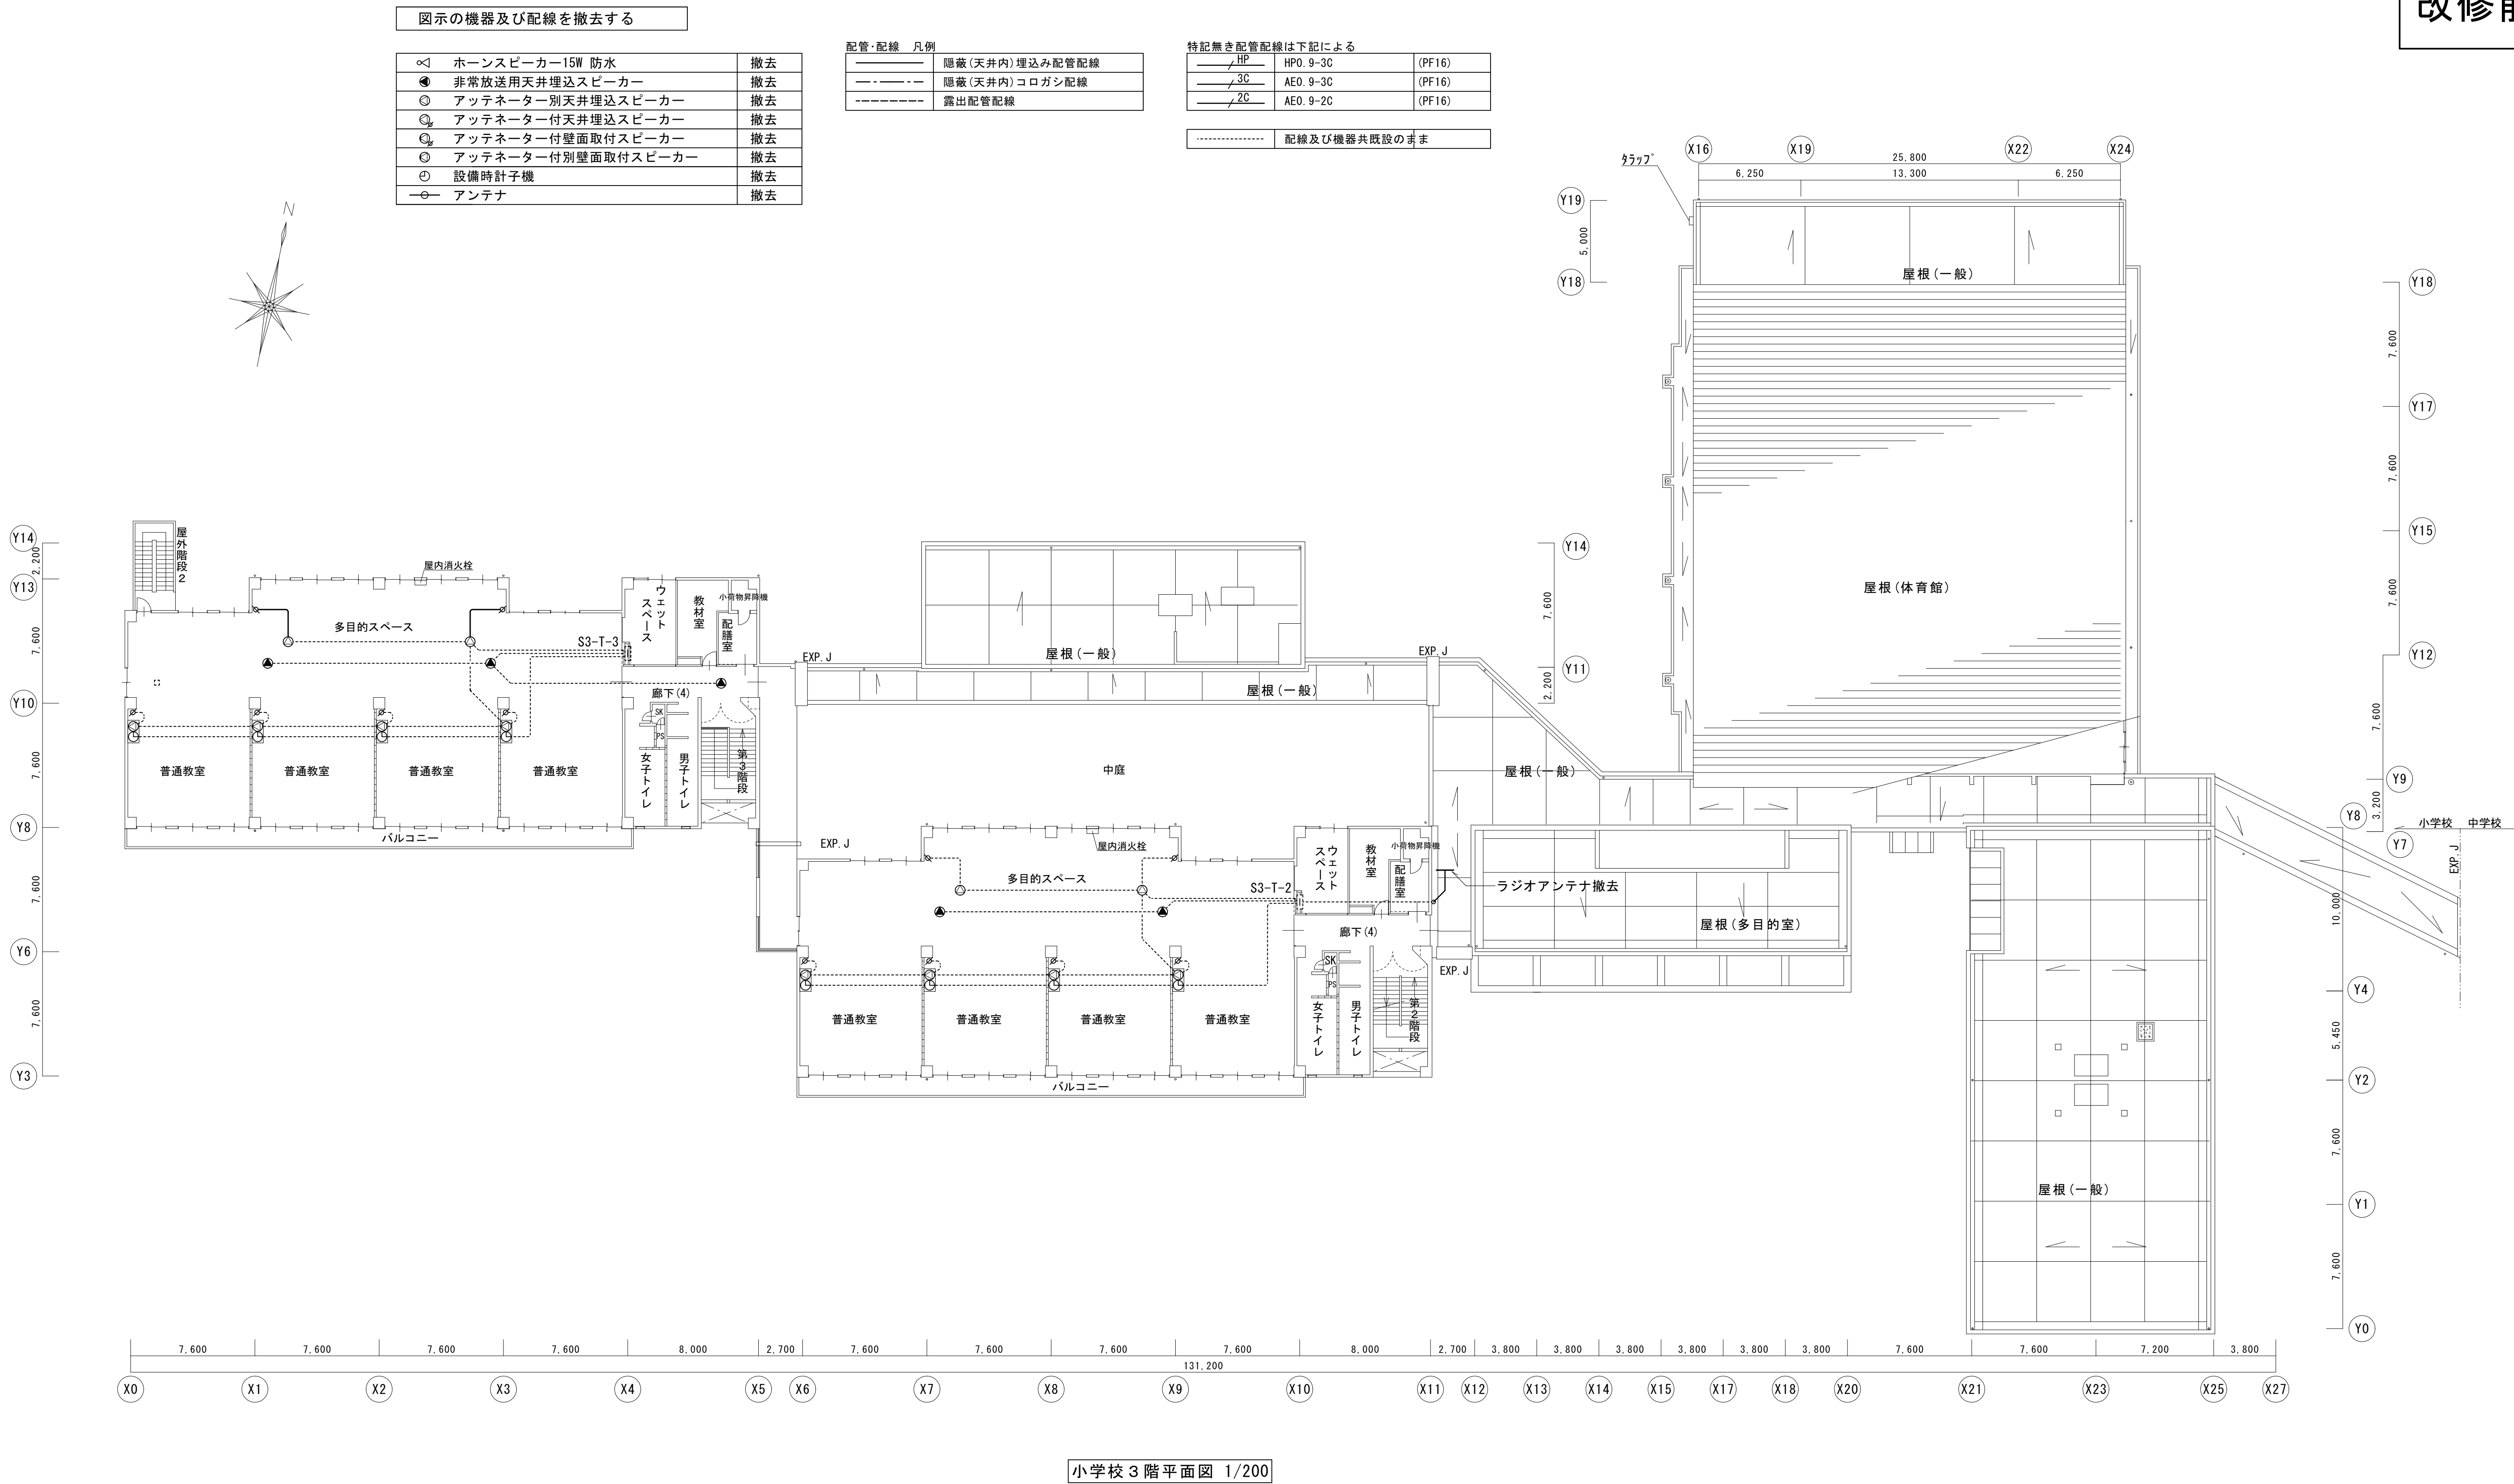

小学校 3 階平面図 1/200



一級建築士事務所 〈千葉県知事登録 第1-2101-3267号〉
株式会社 竹江設計事務所
TAKEE ARCHITECT OFFICE CORPORATION
千葉県鎌ヶ谷市西佐津間1-18-1 Tel 047(445) 4064

・Drawn By Date
・Checked By Date
・Approved By Date

企画・設計者／Plan & Designer

一級建築士 第233297号
竹江 文章

設計認印

物件作品名／Title

【継】桜台小学校校舎改修工事及び桜台中学校校舎一部改修工事

図面種別／Drawing

放送・時計設備
小学校3階平面図（改修前）

縮尺／Scale
(A1) S=1/200
(A3) S=1/400

図面番号／No.

E-056


図示の機器及び配線を新設する

≡	ホーンスピーカー15W 防水	新設
⊙	アッテネーター別天井埋込スピーカー	新設
⊙	アッテネーター付天井埋込スピーカー	新設
⊙	アッテネーター付壁面取付スピーカー	新設
⊙	アッテネーター付別壁面取付スピーカー	新設
⊙	アッテネーター	新設
⊙	設備時計子機	新設
⊙	アンテナ	新設

配管・配線 凡例	
——	隠蔽・埋込み配管配線
---	隠蔽(天井内)コロガシ配線
----	既設配線及び既設機器

特記無き配管配線は下記による		
——	EM-HP0. 9-3C	(PF16)
——	EM-AE0. 9-3C	(PF16)
——	EM-AE0. 9-2C	(PF16)

壁内配線はPF管にて保護する
露出配管配線は金属管にて保護する
特記無きは既設配線のままとする

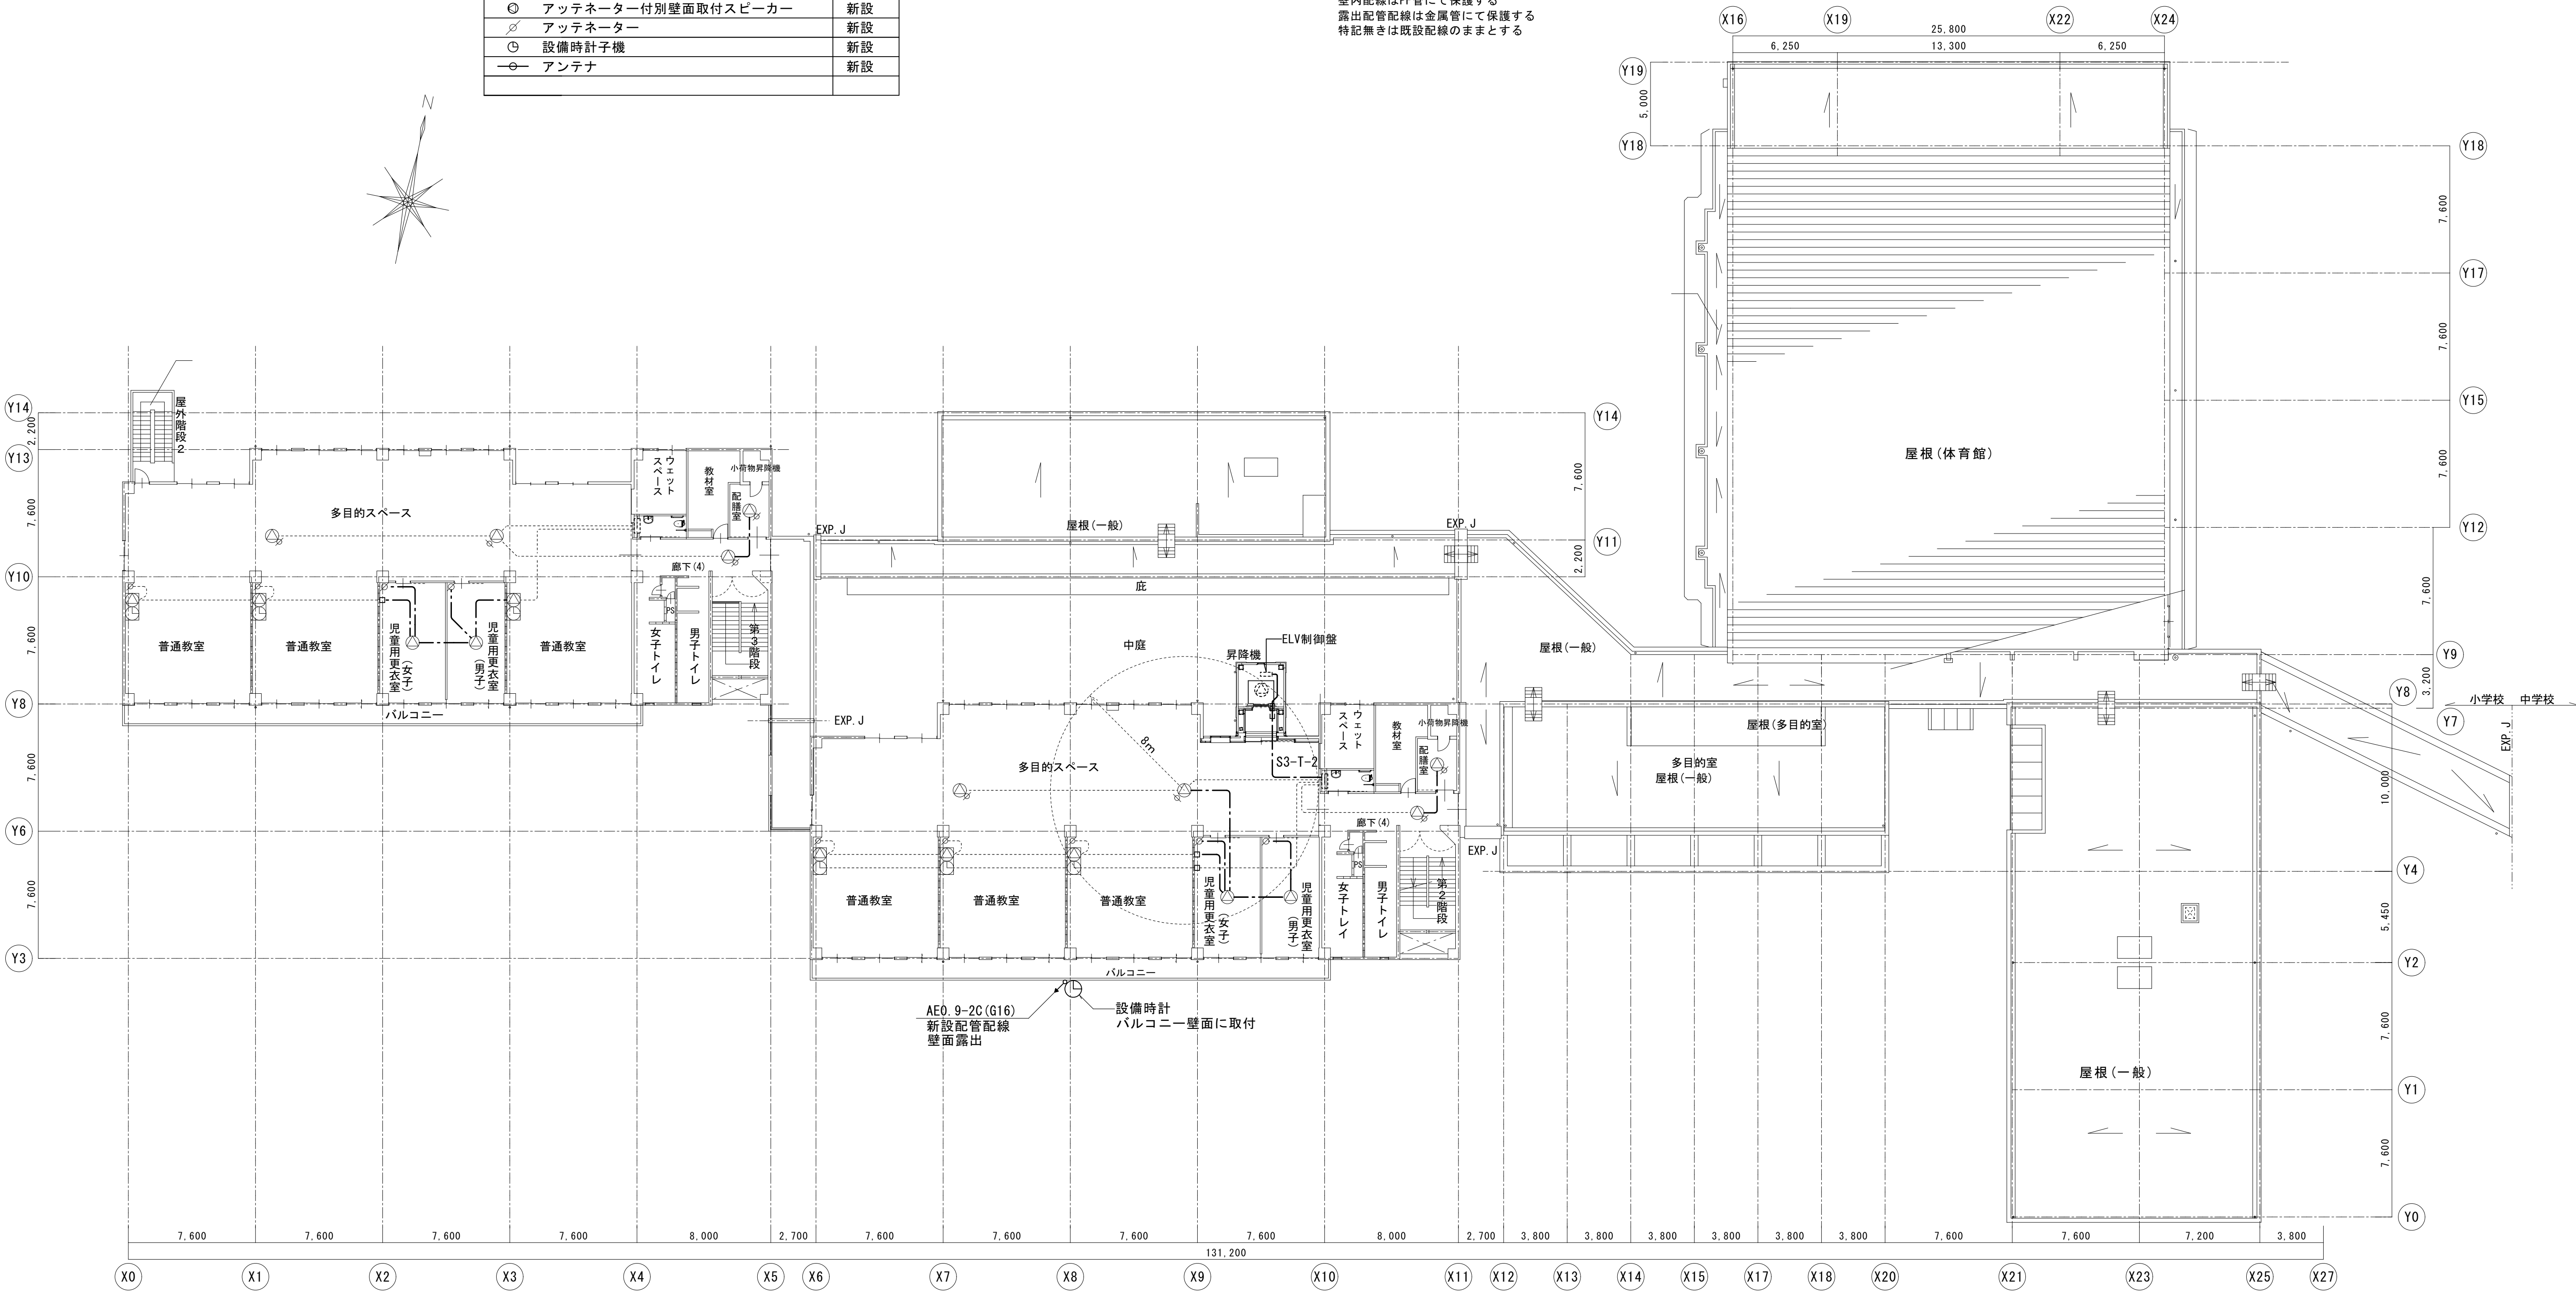

小学校3階平面図 1/200



一級建築士事務所 〈千葉県知事登録 第1-2101-3267号〉
株式会社 竹江設計事務所
TAKEE ARCHITECT OFFICE CORPORATION
千葉県鎌ヶ谷市西佐津間1-18-1 Tel 047(445)4064

_____	_____
_____	_____
_____	_____

・Drawn By _____ Date _____
・Checked By _____ Date _____
・Approved By _____ Date _____

企画・設計者/Plan & Designer
一級建築士 第233297号
竹江 文章

設計認印

物件作品名/Title

【継】桜台小学校校舎改修工事及び桜台中学校校舎一部改修工事

図面種別/Drawing

放送・時計設備
小学校3階平面図 (改修後)


縮尺/Scale
(A1) S=1/200
(A3) S=1/400

図面番号/No.

E-057

- 天井内コログシ配線
-----床面配線(ビニールモール)
-----壁面配線(ビニールモール)
- UTP4Pcat6a×1 取外し
---UTP4Pcat6a×2 取外し
---UTP4Pcat6a×3 取外し
---UTP4Pcat6a×4 取外し
---UTP4Pcat6a×5 取外し
---UTP4Pcat6a×7 取外し
-----ケーブル既設のまま

- 情報コンセント
● 情報コンセントタ既設のまま
● 電源コンセント
□ タブレット充電保管庫
AP アクセスポイント
L2 PoEスイッチ
L3 レイヤー3スイッチ
L ブリッジ
MC メディアコンバーター
機器類既設のまま

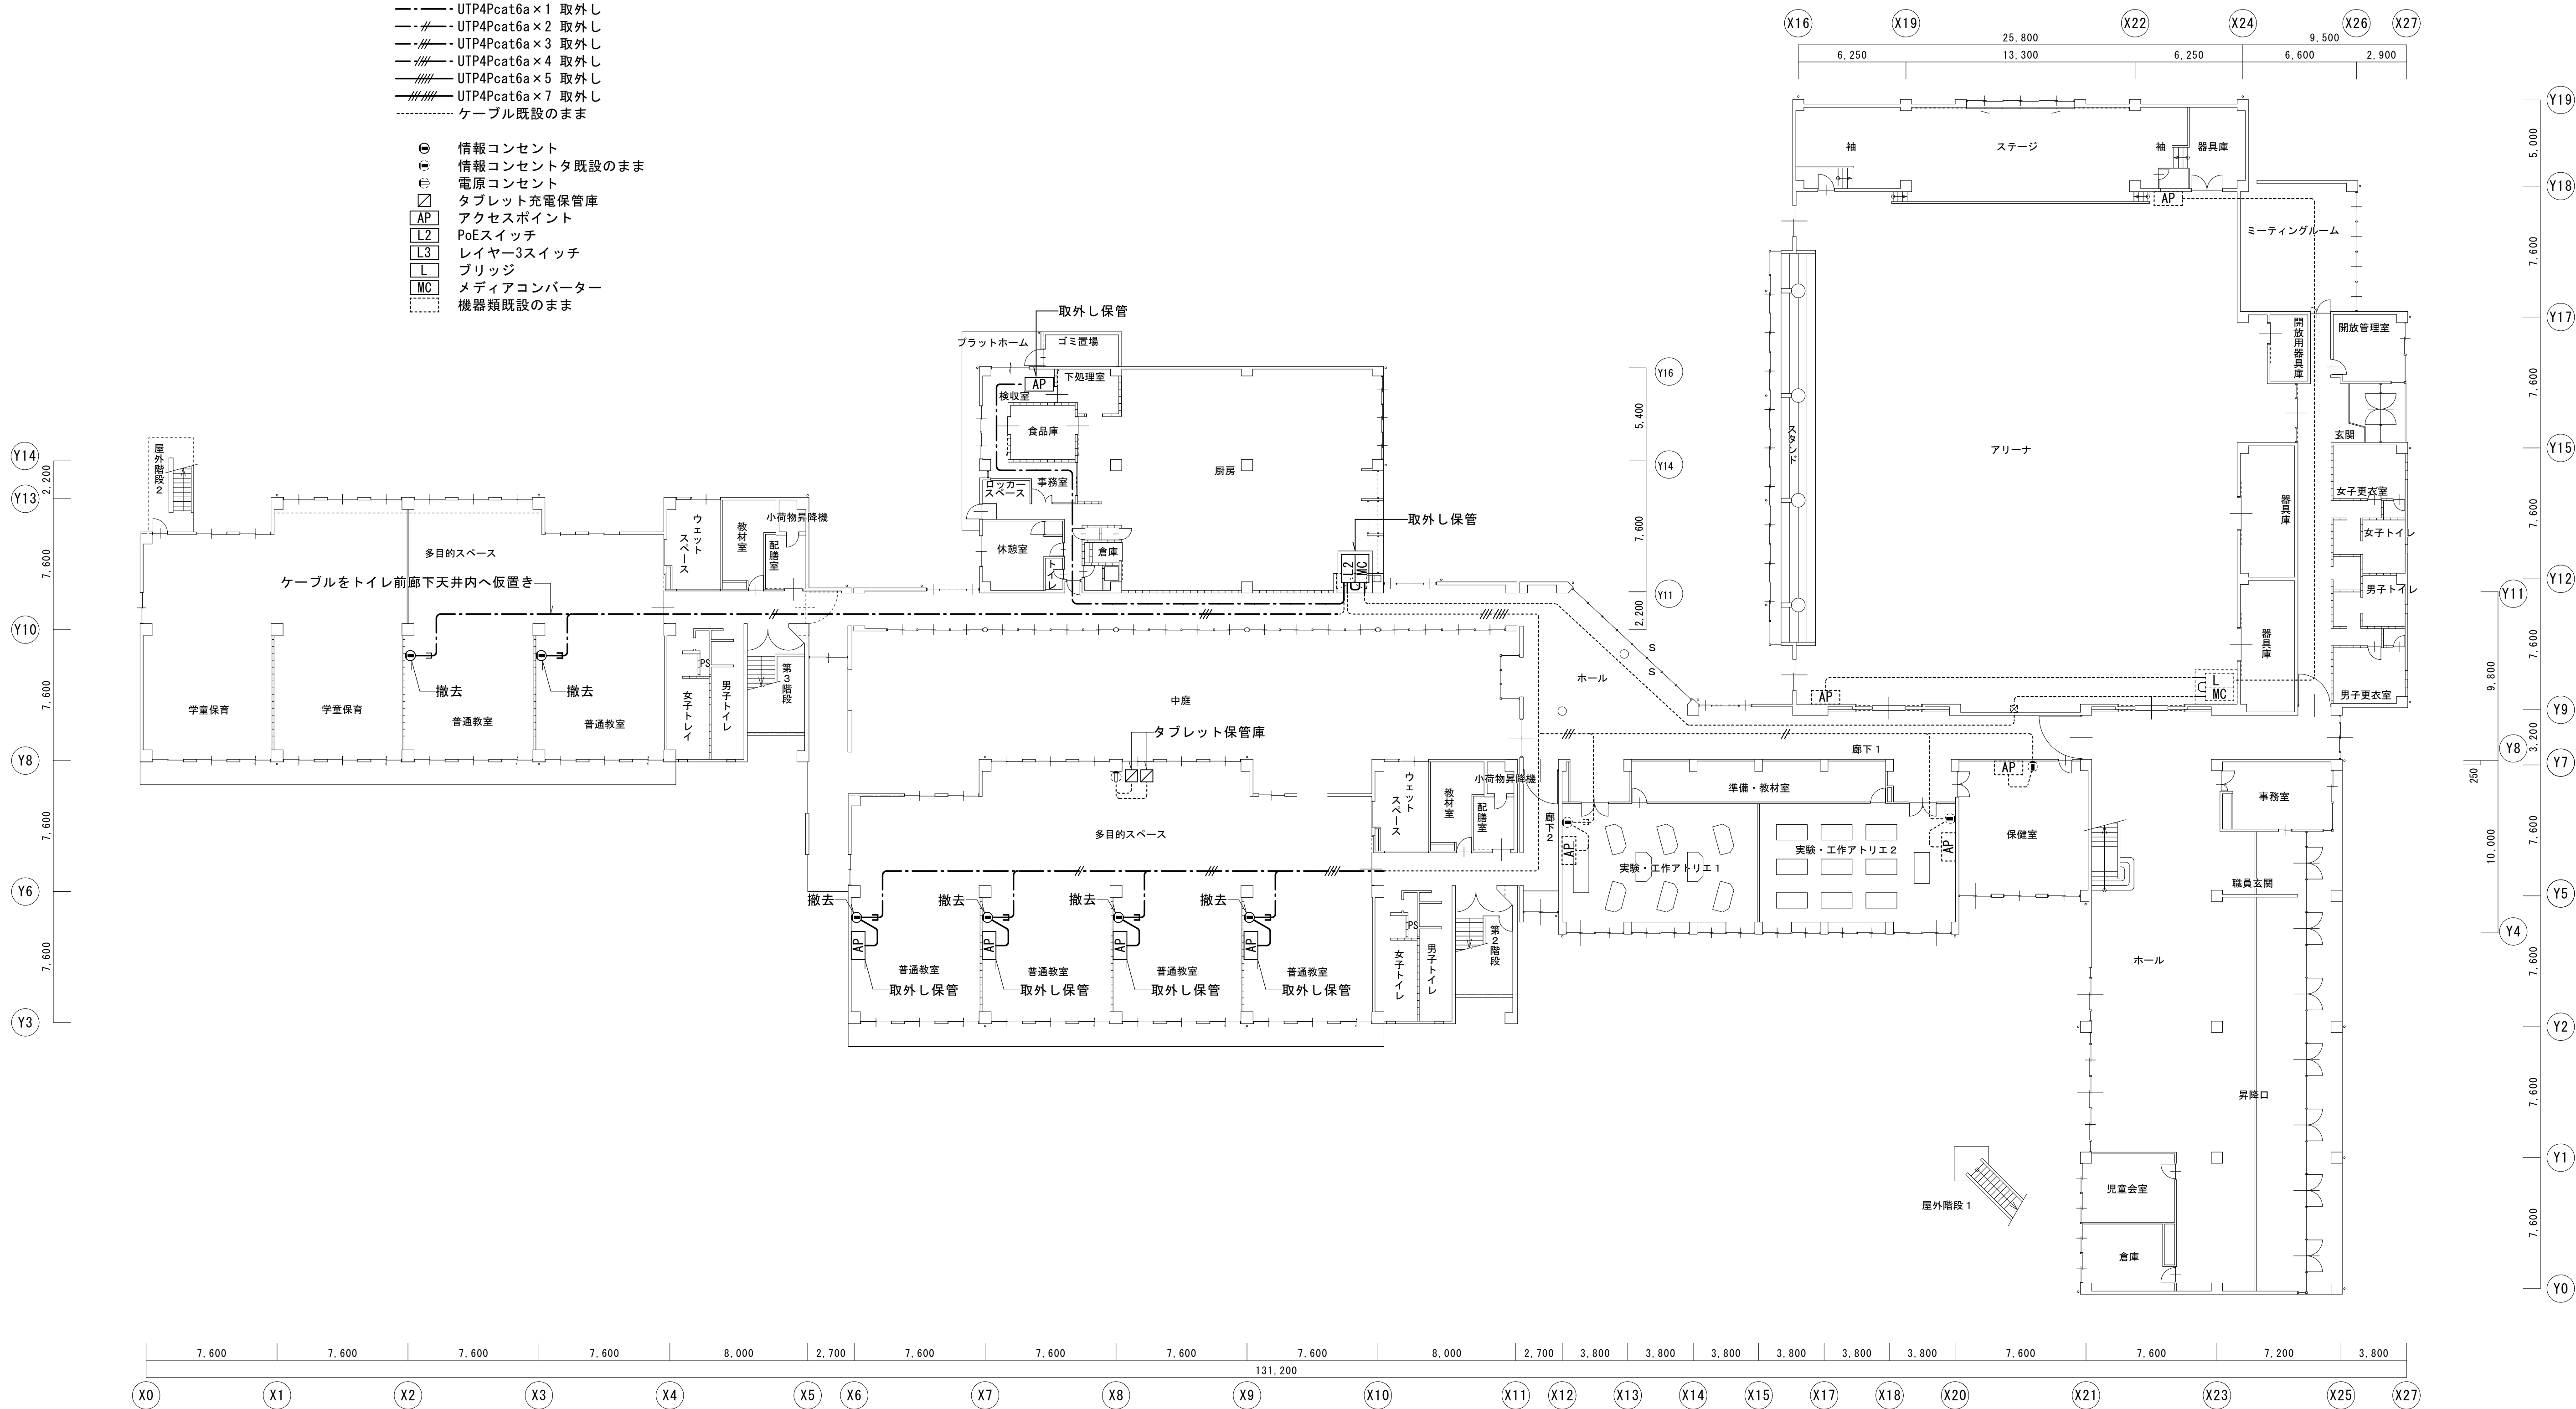

小学校 1 階平面図 1/200



一級建築士事務所 〈千葉県知事登録 第1-2101-3267号〉
株式会社 竹江設計事務所
TAKEE ARCHITECT OFFICE CORPORATION
千葉県鎌ケ谷市西佐津間1-18-1 Tel 047(445)4064

・Drawn By _____ Date _____
・Checked By _____ Date _____
・Approved By _____ Date _____

企画・設計者/Plan & Designer
一級建築士 第233297号
竹江 文章

設計認印

物件作品名/Title

【継】桜台小学校校舎改修工事及び桜台中学校校舎一部改修工事


図面種別/Drawing

通信ネットワーク設備
小学校1階平面図 (改修前)

縮尺/Scale
(A1) S=1/200
(A3) S=1/400

図面番号/No.

E-058

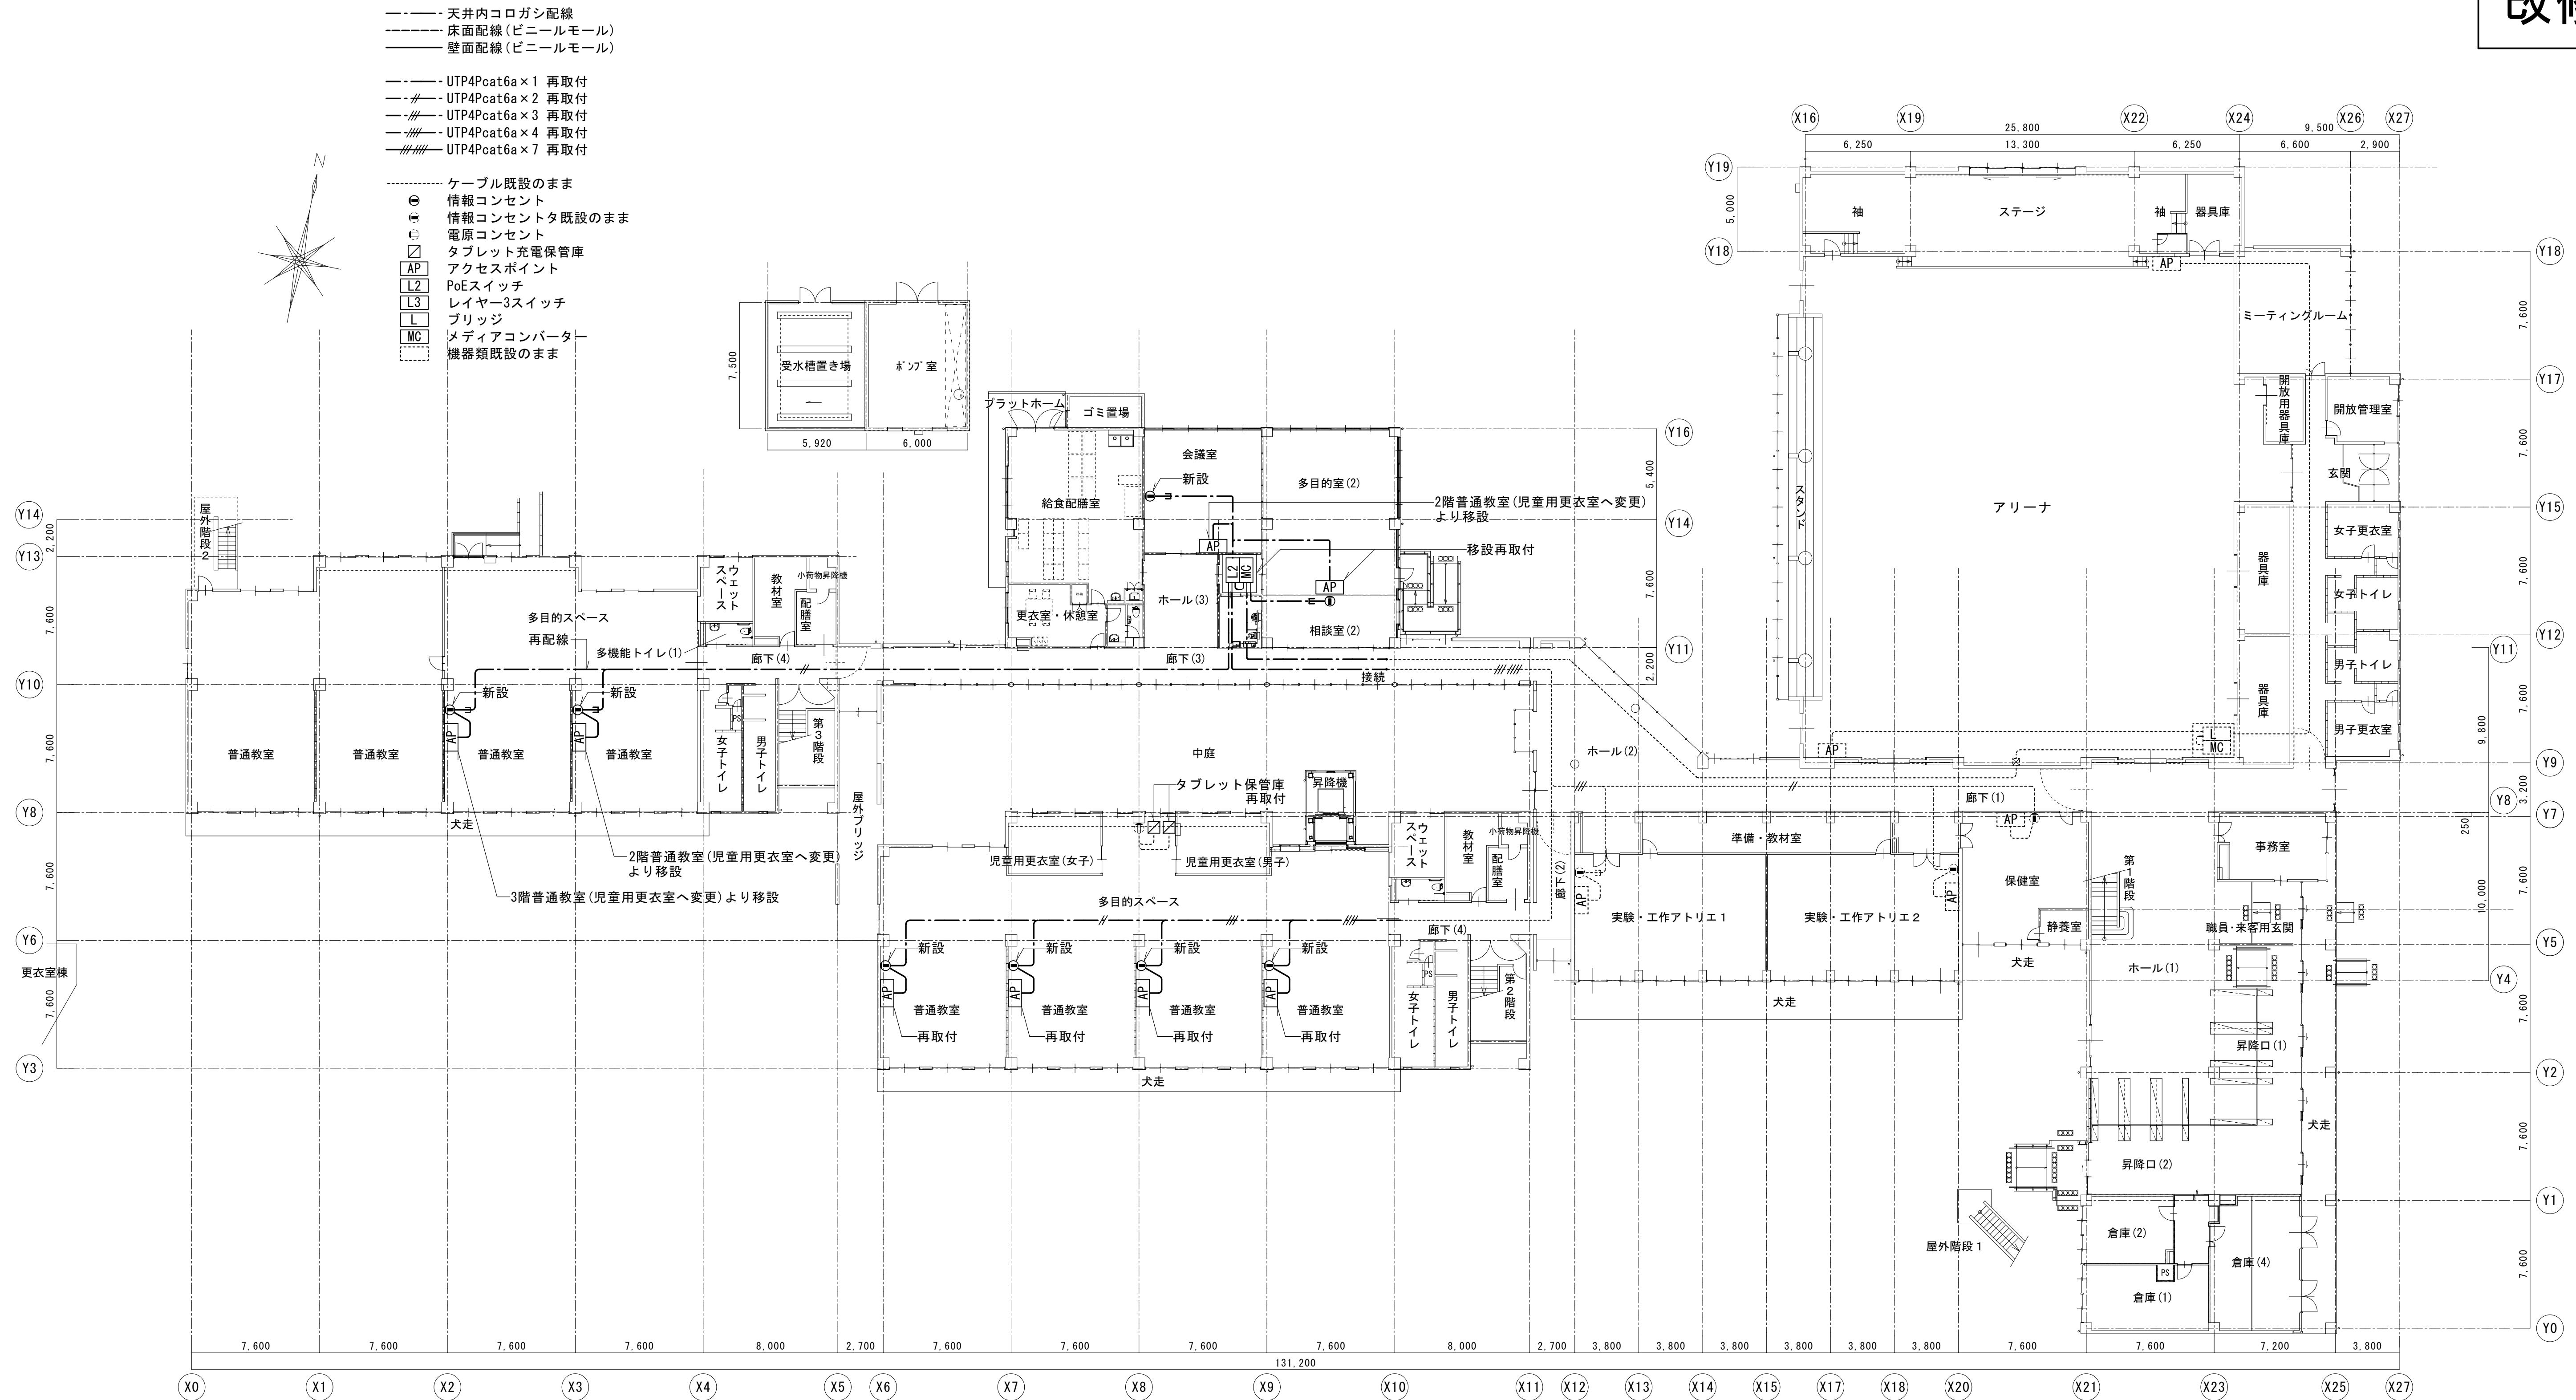

小学校 1 階平面図 1/200



一級建築士事務所 〈千葉県知事登録 第1-2101-3267号〉
株式会社 竹江設計事務所
TAKEE ARCHITECT OFFICE CORPORATION
千葉県鎌ヶ谷市西佐津間1-18-1 Tel 047(445)4064

_____	_____
_____	_____
_____	_____

・Drawn By Date
・Checked By Date
・Approved By Date

企画・設計者／Plan & Designer

一級建築士 第233297号
竹江 文章

設計認印

物件作品名／Title

【継】桜台小学校校舎改修工事及び桜台中学校校舎一部改修工事


図面種別／Drawing

通信ネットワーク設備
小学校1階平面図（改修後）

縮尺／Scale
(A1) S=1/200
(A3) S=1/400

図面番号／No.

E-059

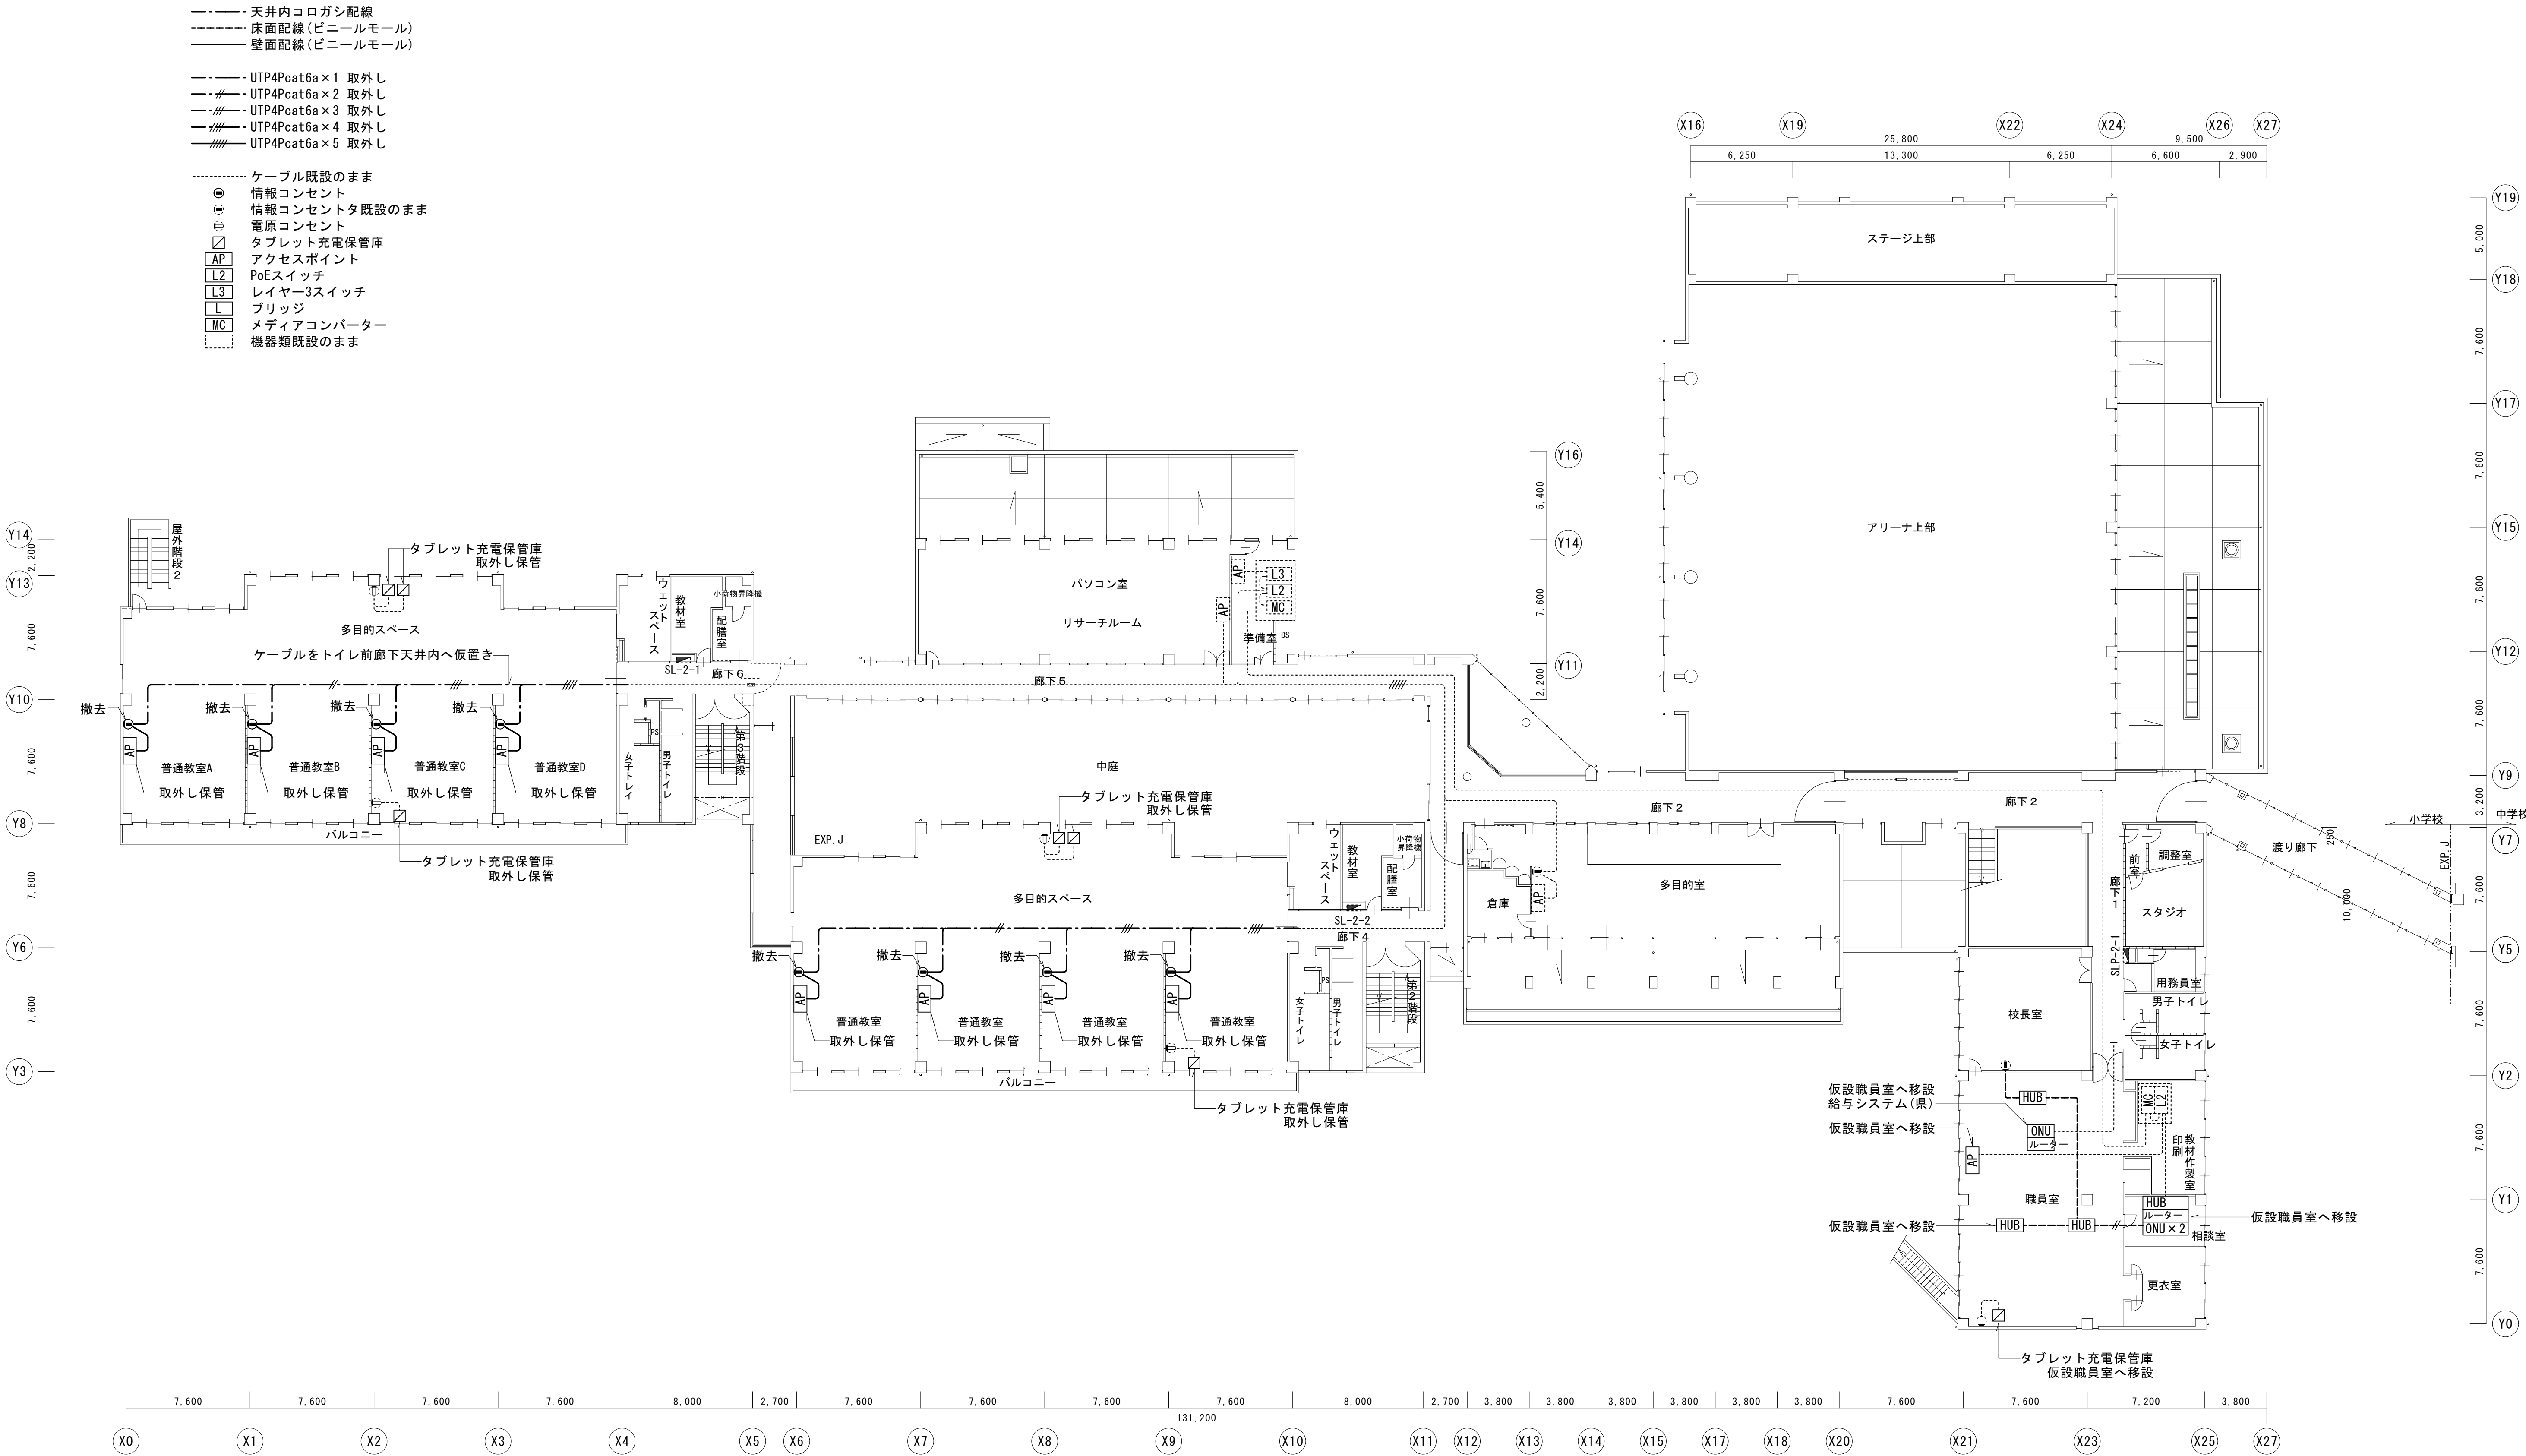

小学校 2 階平面図 1/200



一級建築士事務所 〈千葉県知事登録 第1-2101-3267号〉
株式会社 竹江設計事務所
TAKEE ARCHITECT OFFICE CORPORATION
千葉県鎌ケ谷市西佐津間1-18-1 Tel 047(445)4064

・Drawn By Date
・Checked By Date
・Approved By Date

企画・設計者/Plan & Designer
一級建築士 第233297号
竹江 文章

設計認印

物件作品名/Title

【継】桜台小学校校舎改修工事及び桜台中学校校舎一部改修工事


図面種別/Drawing

通信ネットワーク設備
小学校2階平面図 (改修前)

縮尺/Scale
(A1) S=1/200
(A3) S=1/400

図面番号/No.

E-060

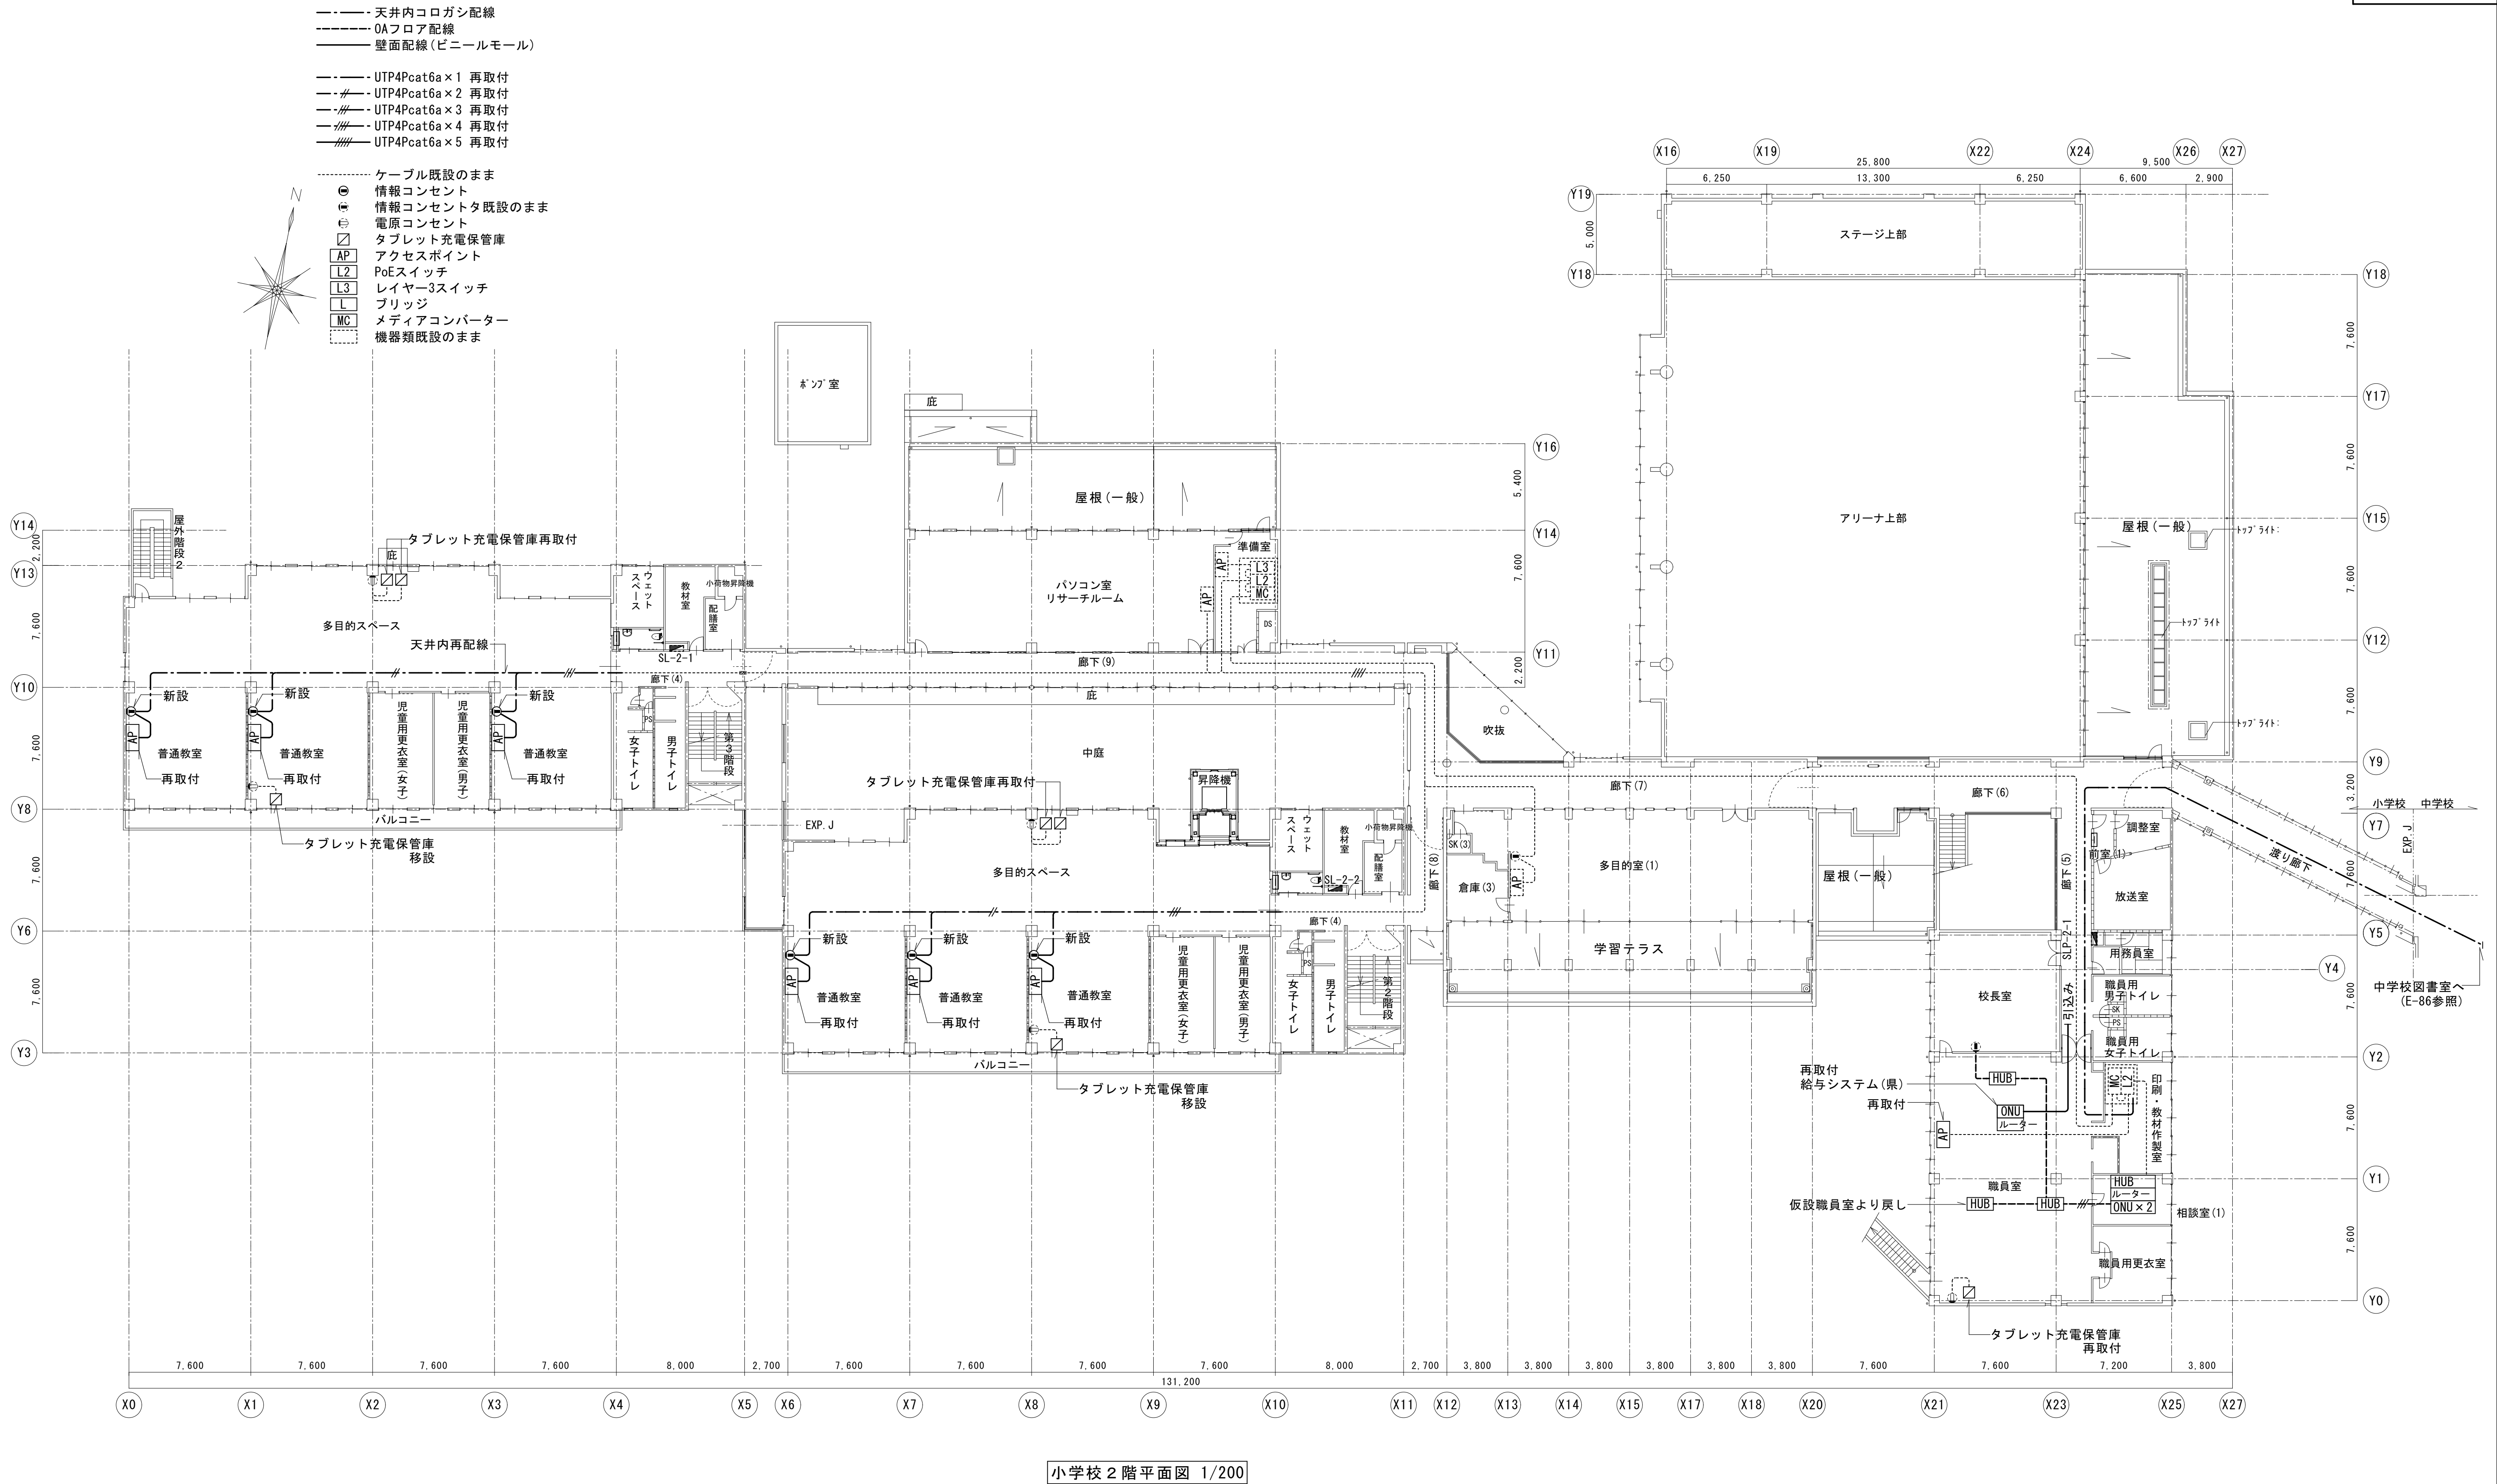

小学校 2 階平面図 1/200



一級建築士事務所 〈千葉県知事登録 第1-2101-3267号〉
株式会社 竹江設計事務所
TAKEE ARCHITECT OFFICE CORPORATION
千葉県鎌ケ谷市西佐津間1-18-1 Tel 047(445)4064

_____	_____
_____	_____
_____	_____

・Drawn By Date
・Checked By Date
・Approved By Date

企画・設計者/Plan & Designer

一級建築士 第233297号
竹江 文章

設計認印

物件作品名/Title

【継】桜台小学校校舎改修工事及び桜台中学校校舎一部改修工事


図面種別/Drawing

通信ネットワーク設備
小学校2階平面図（改修後）

縮尺/Scale
(A1) S=1/200
(A3) S=1/400

図面番号/No.

E-061

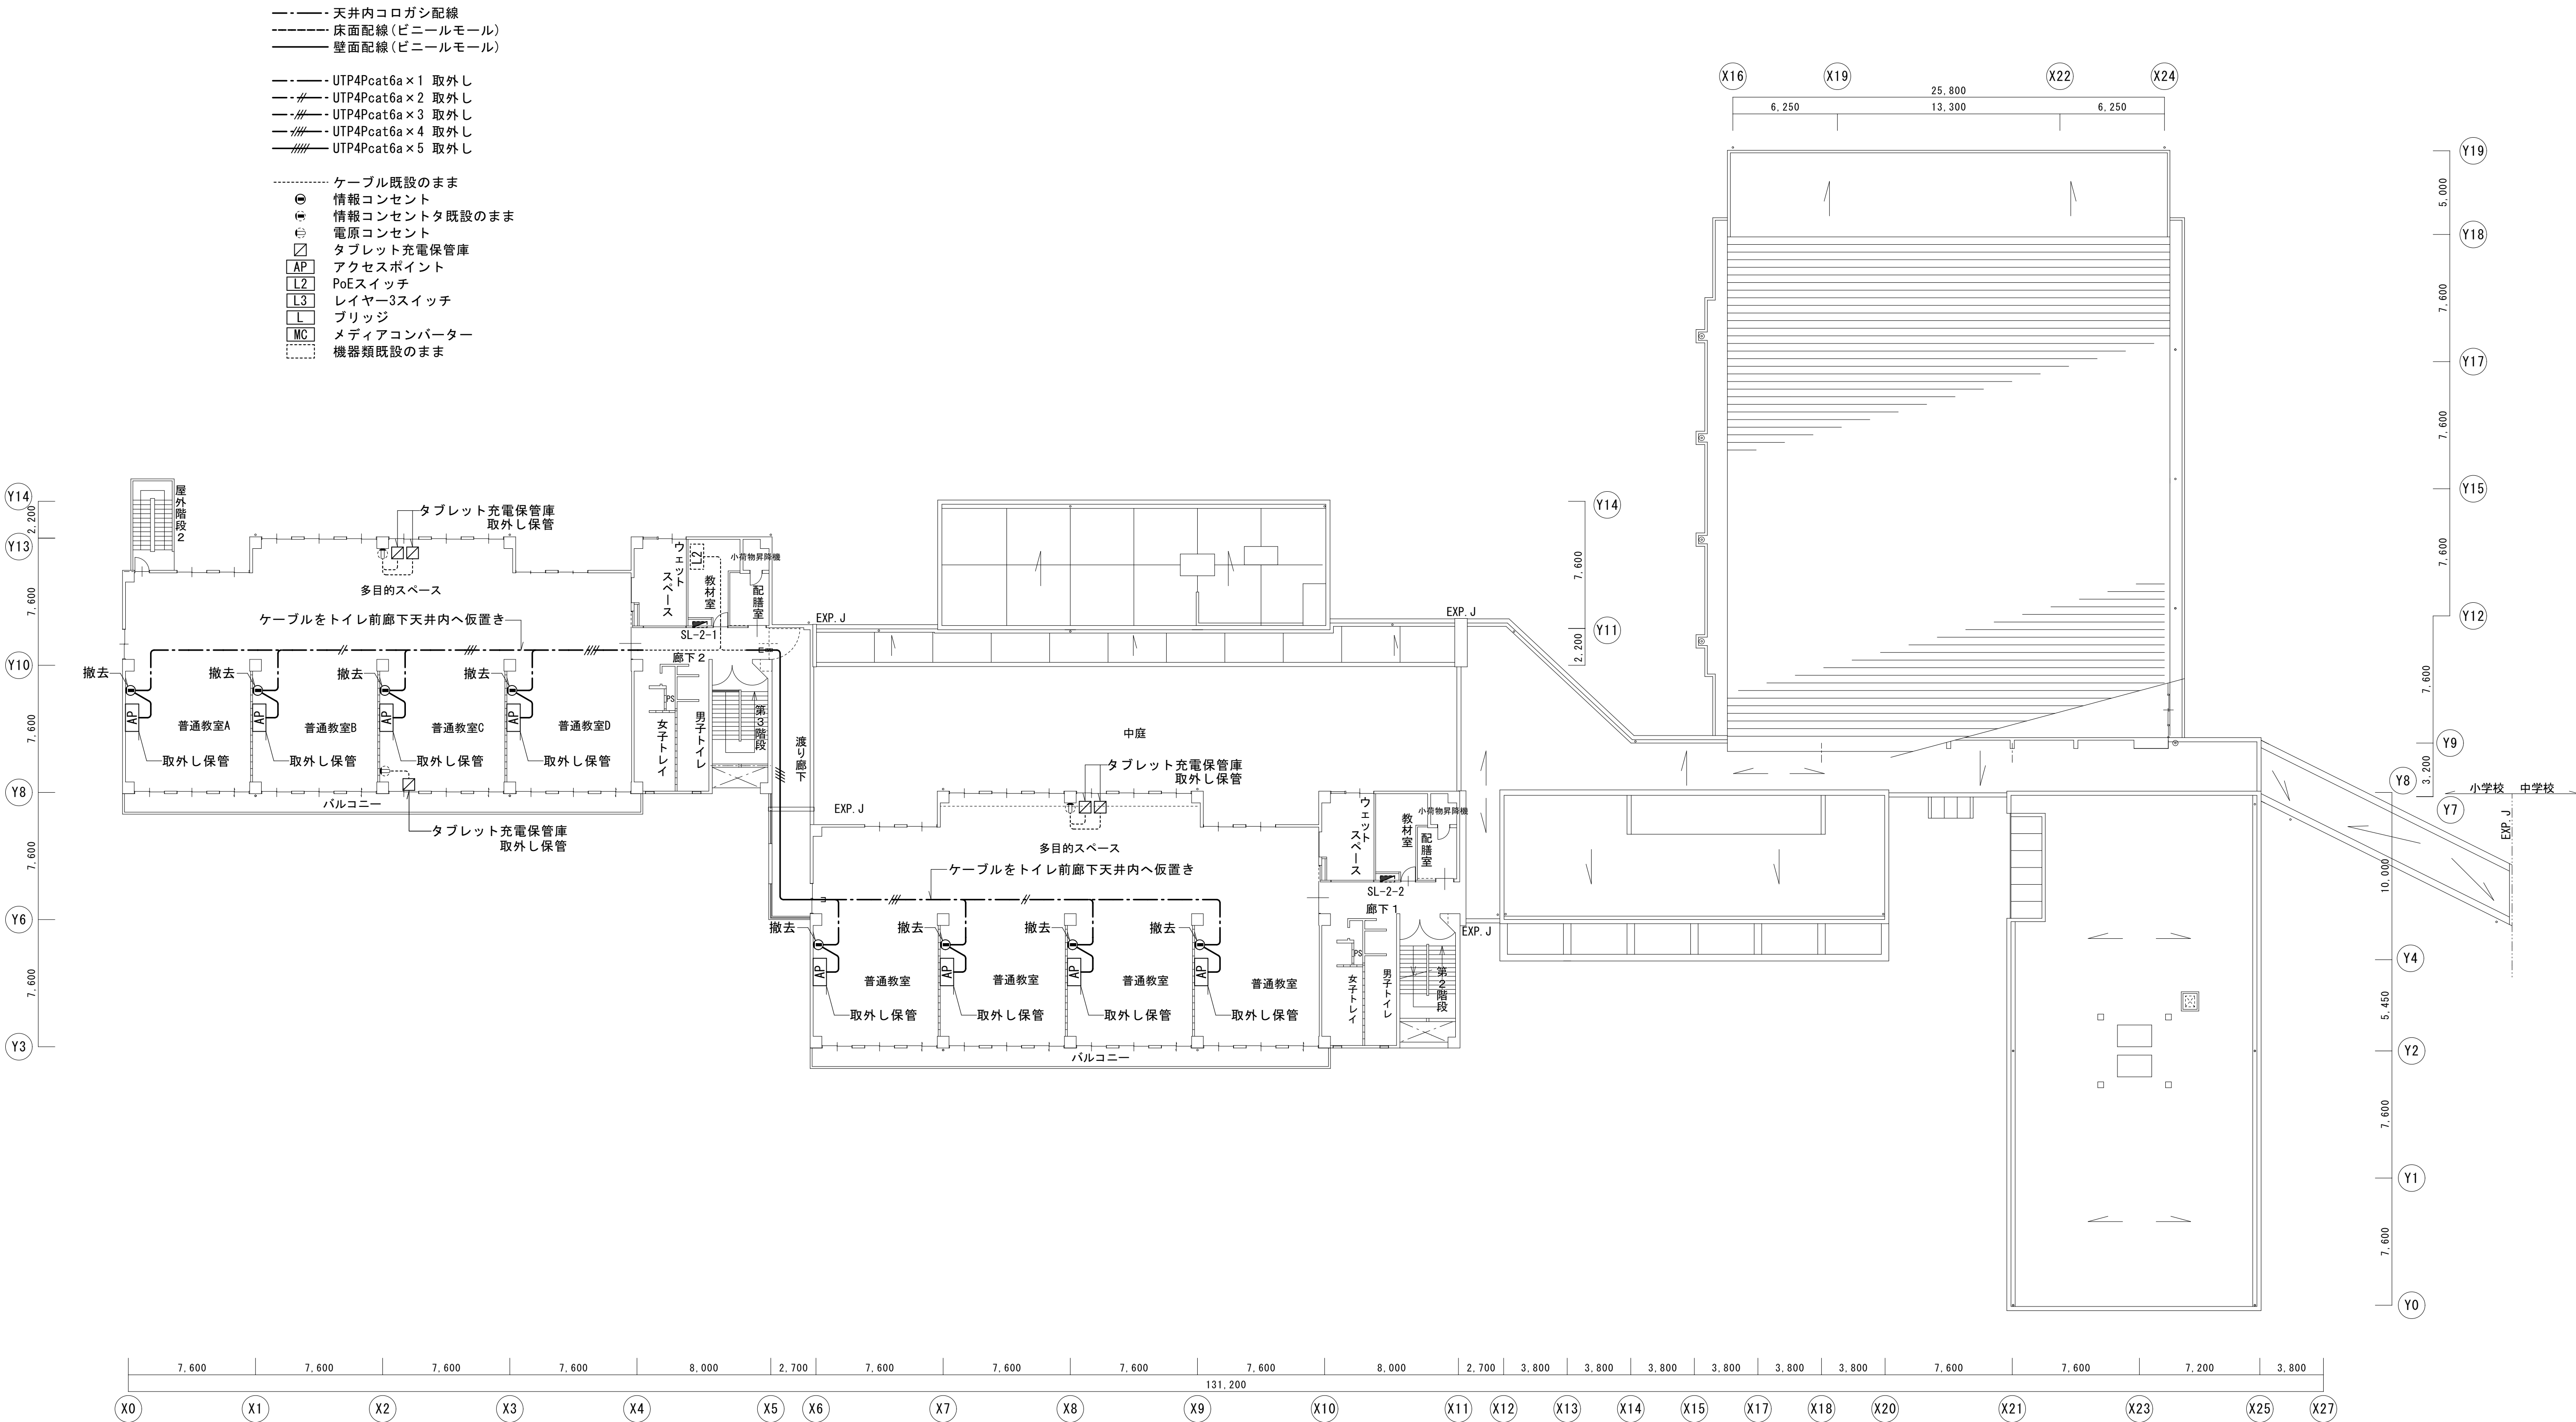

図示の照明器具を撤去する

小学校 3 階平面図 1/200



一級建築士事務所 〈千葉県知事登録 第1-2101-3267号〉
株式会社 竹江設計事務所
TAKEE ARCHITECT OFFICE CORPORATION
千葉県鎌ケ谷市西佐津間1-18-1 Tel 047(445)4064

・Drawn By Date
・Checked By Date
・Approved By Date

企画・設計者/Plan & Designer

一級建築士 第233297号
竹江 文章

設計認印

物件作品名/Title

【継】桜台小学校校舎改修工事及び桜台中学校校舎一部改修工事


図面種別/Drawing

通信ネットワーク設備
小学校3階平面図（改修前）

縮尺/Scale
(A1) S=1/200
(A3) S=1/400

図面番号/No.

E-062

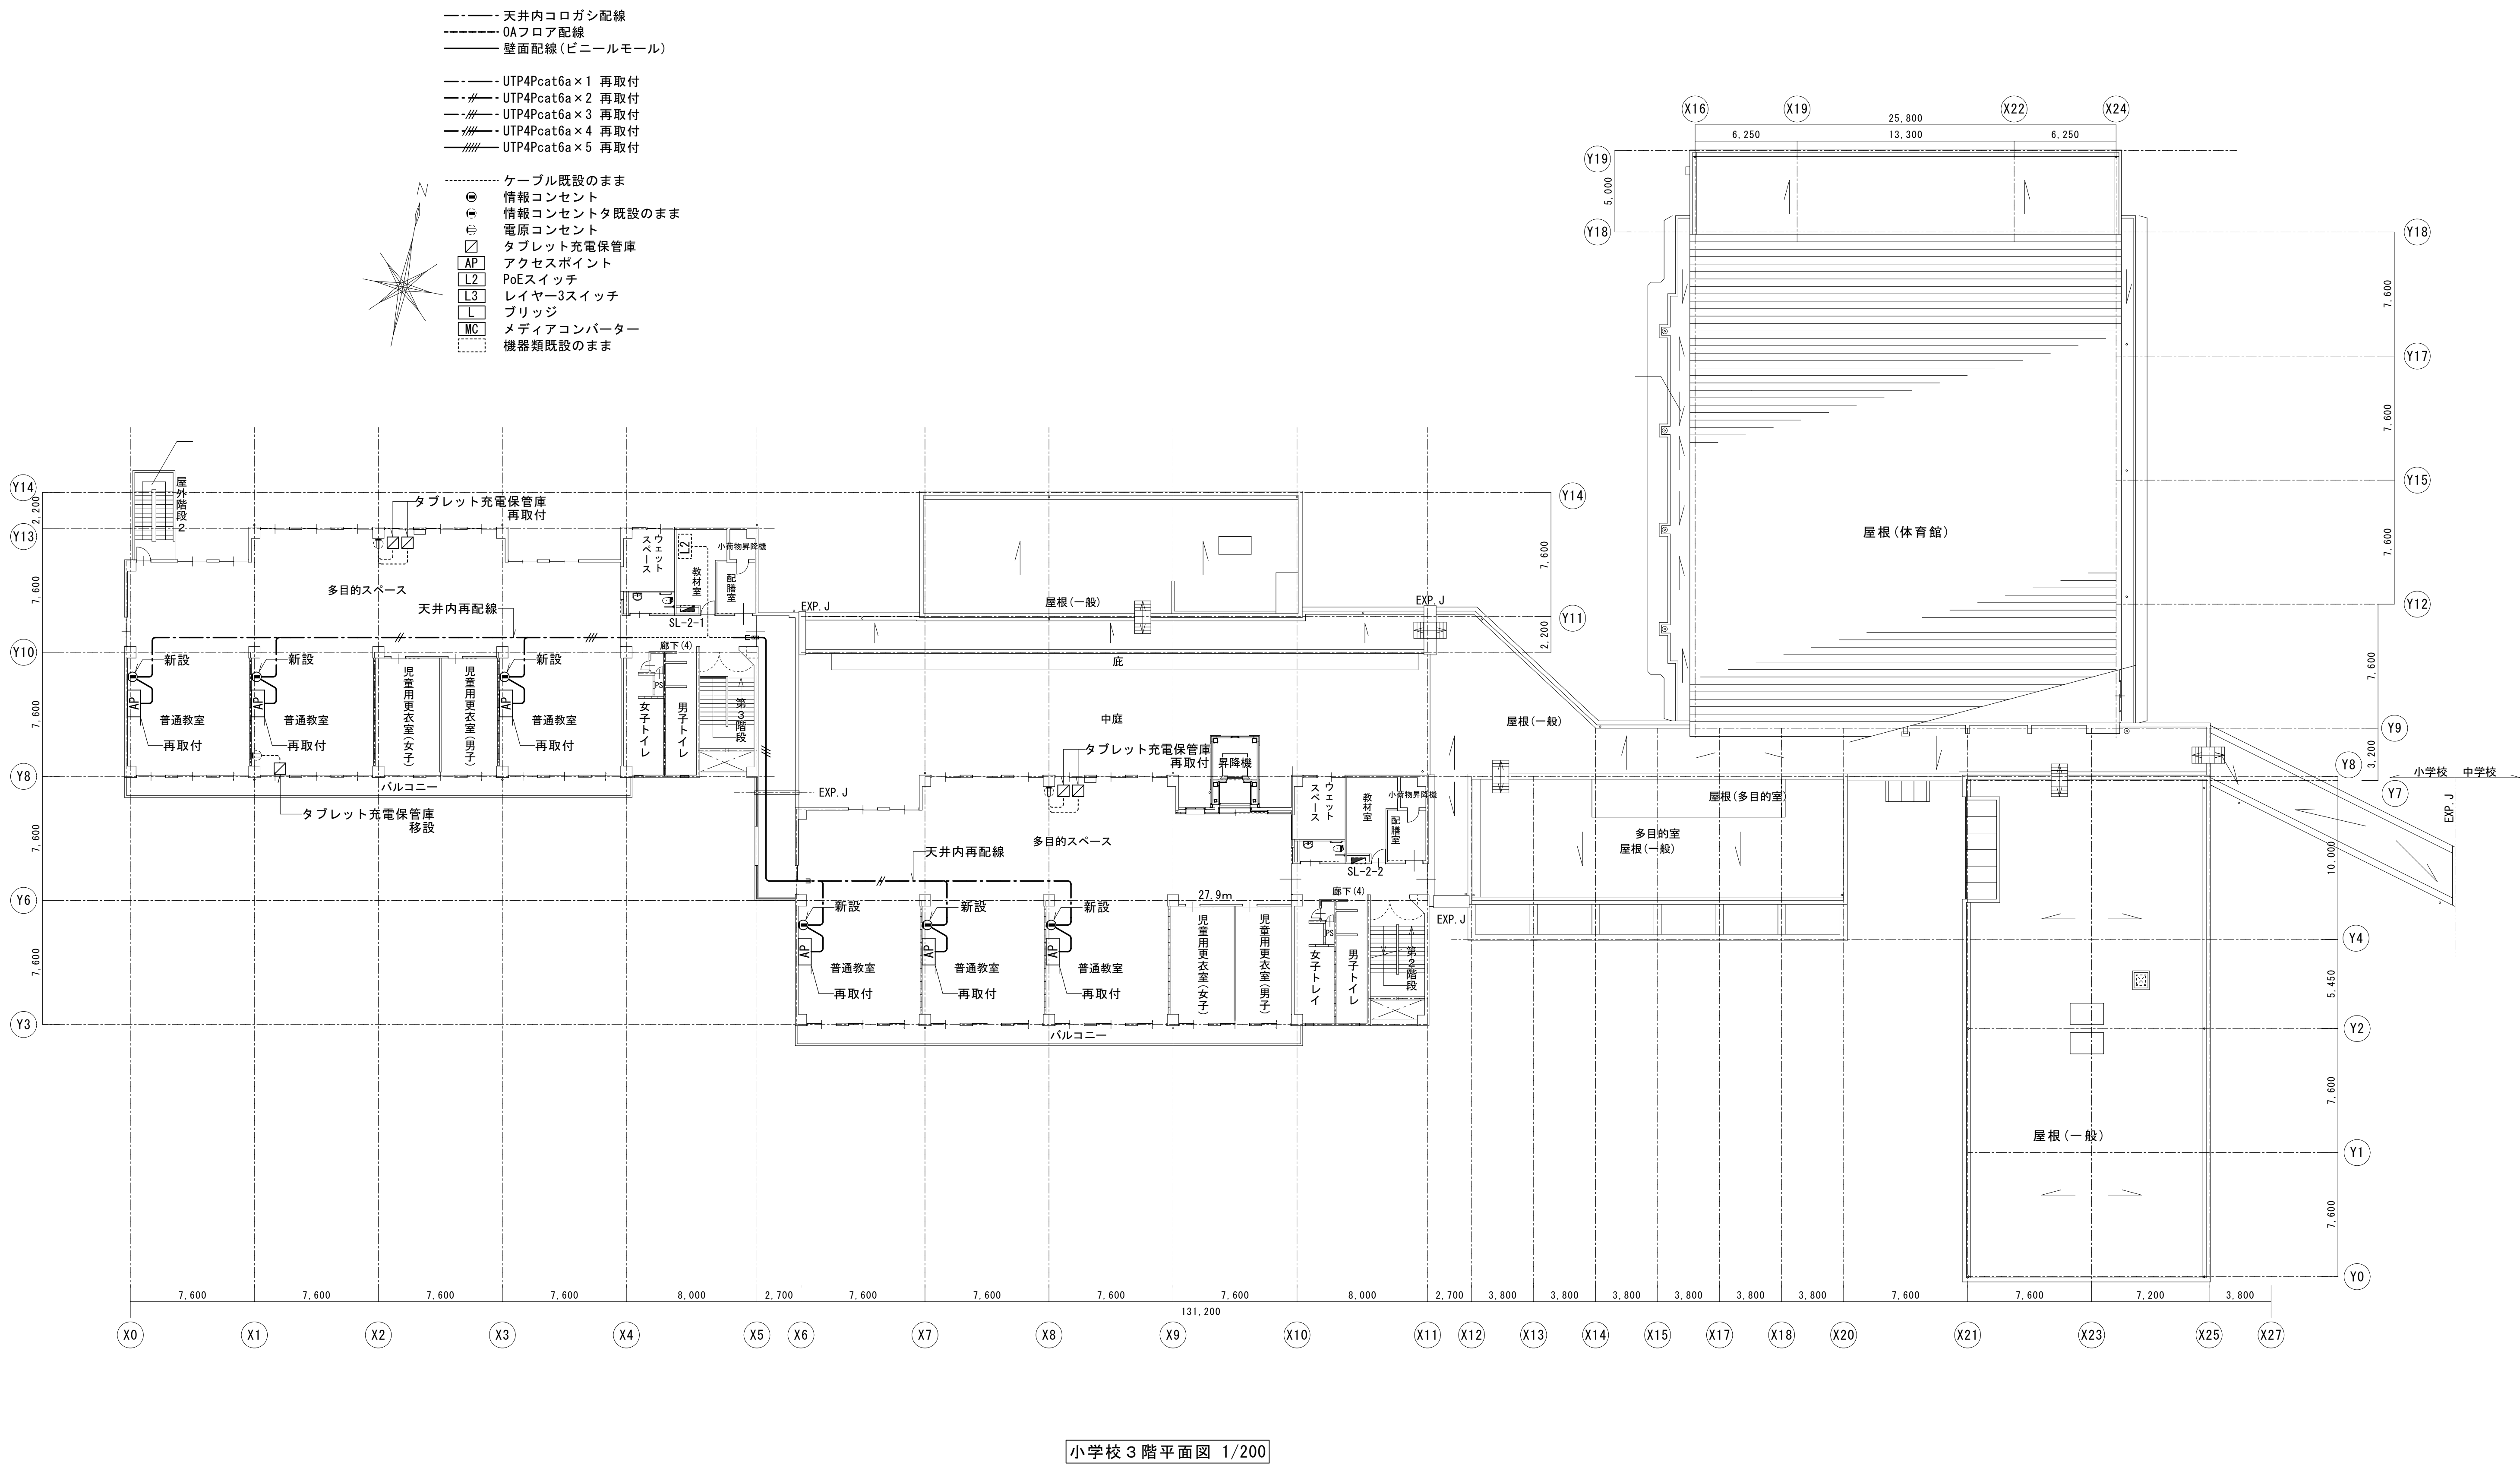

小学校 3 階平面図 1/200



一級建築士事務所 〈千葉県知事登録 第1-2101-3267号〉
株式会社 竹江設計事務所
TAKEE ARCHITECT OFFICE CORPORATION
千葉県鎌ケ谷市西佐津間1-18-1 Tel 047(445)4064

・Drawn By Date
・Checked By Date
・Approved By Date

企画・設計者/Plan & Designer

一級建築士 第233297号
竹江 文章

設計認印

物件作品名/Title

【継】桜台小学校校舎改修工事及び桜台中学校校舎一部改修工事

図面種別/Drawing


通信ネットワーク設備
小学校3階平面図 (改修後)

縮尺/Scale
(A1) S=1/200
(A3) S=1/400


図面番号/No.

E-063

凡		例	
記号	名称	備考	
	複合盤	仕様注記参照	
ELV	エレベータ制御盤	既設	(設備工事)
	温度異常	既設	
	機器収容箱	埋込	Ⓟ Ⓢ Ⓣ 収容
	副受信機		
	警戒区域番号	火災表示用	
	警戒区域番号	火災表示用、階段用	
	警戒区域番号	火災表示用、E L V用	
	ガス漏れ制御回路番号	防火シャッター用	
	ジャンクション、ブルボックス		

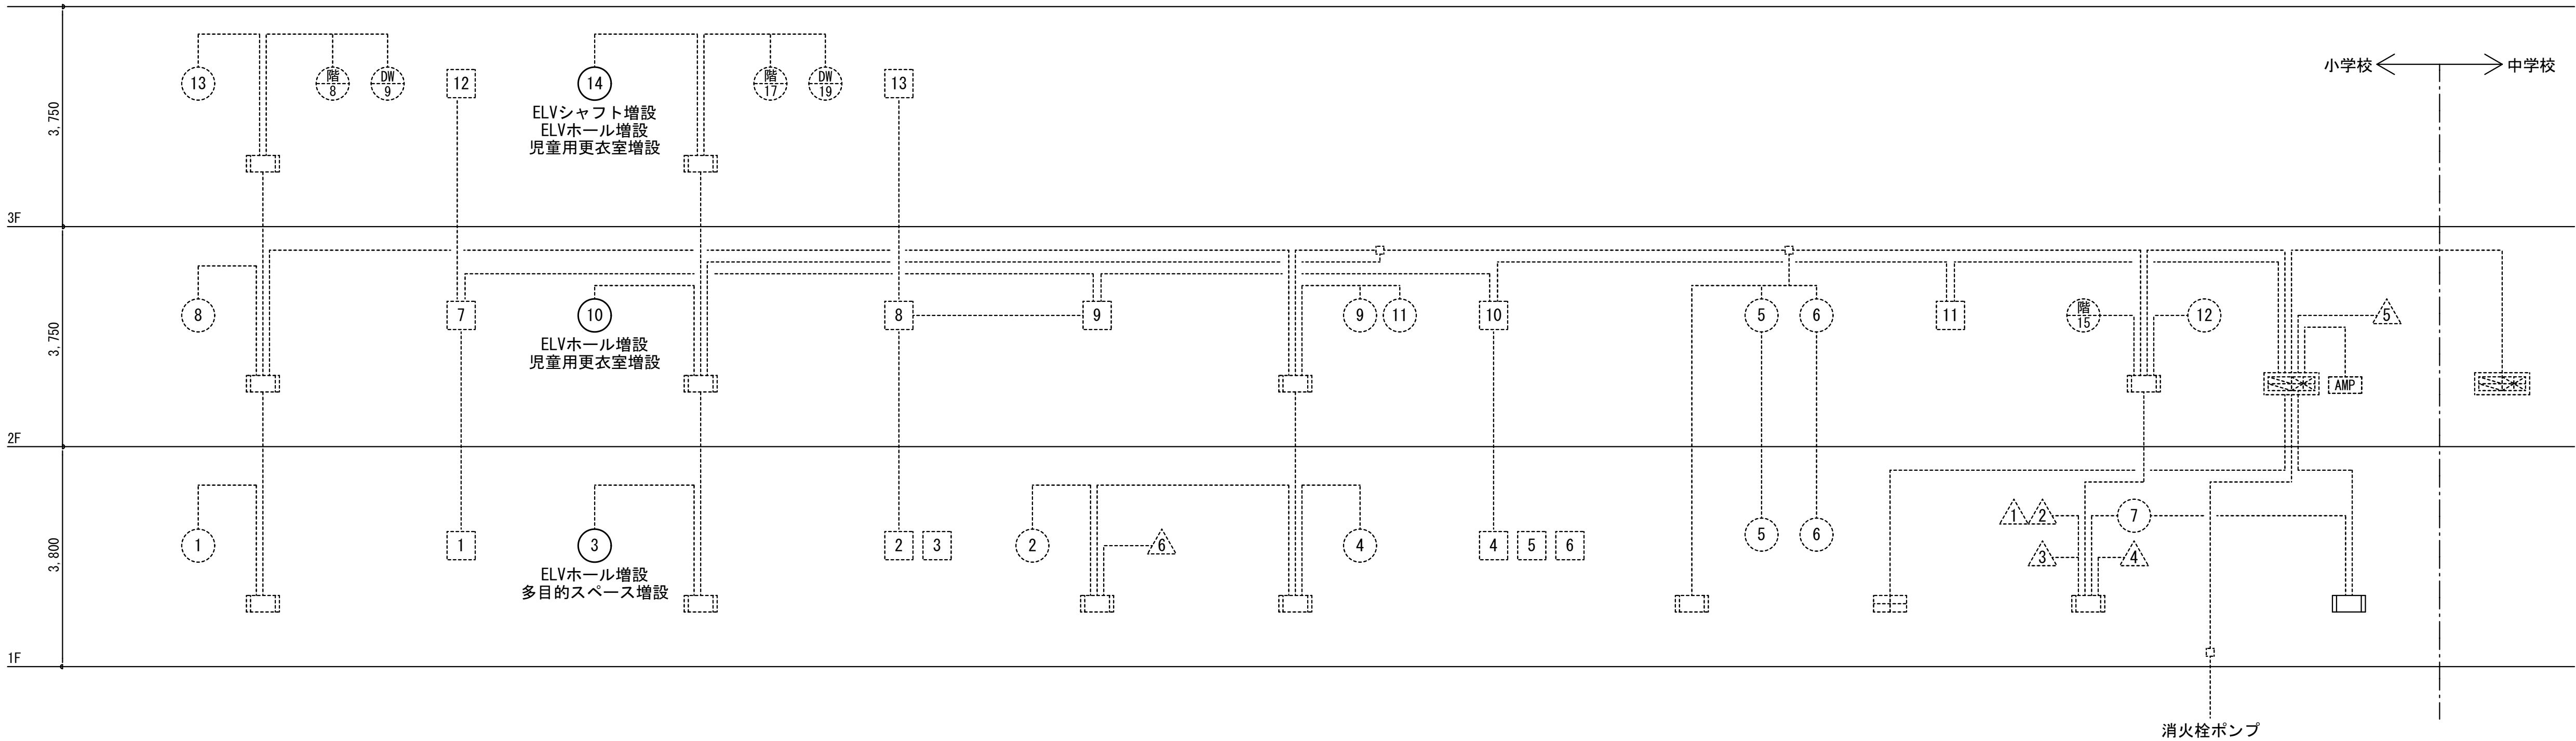

系 統 図

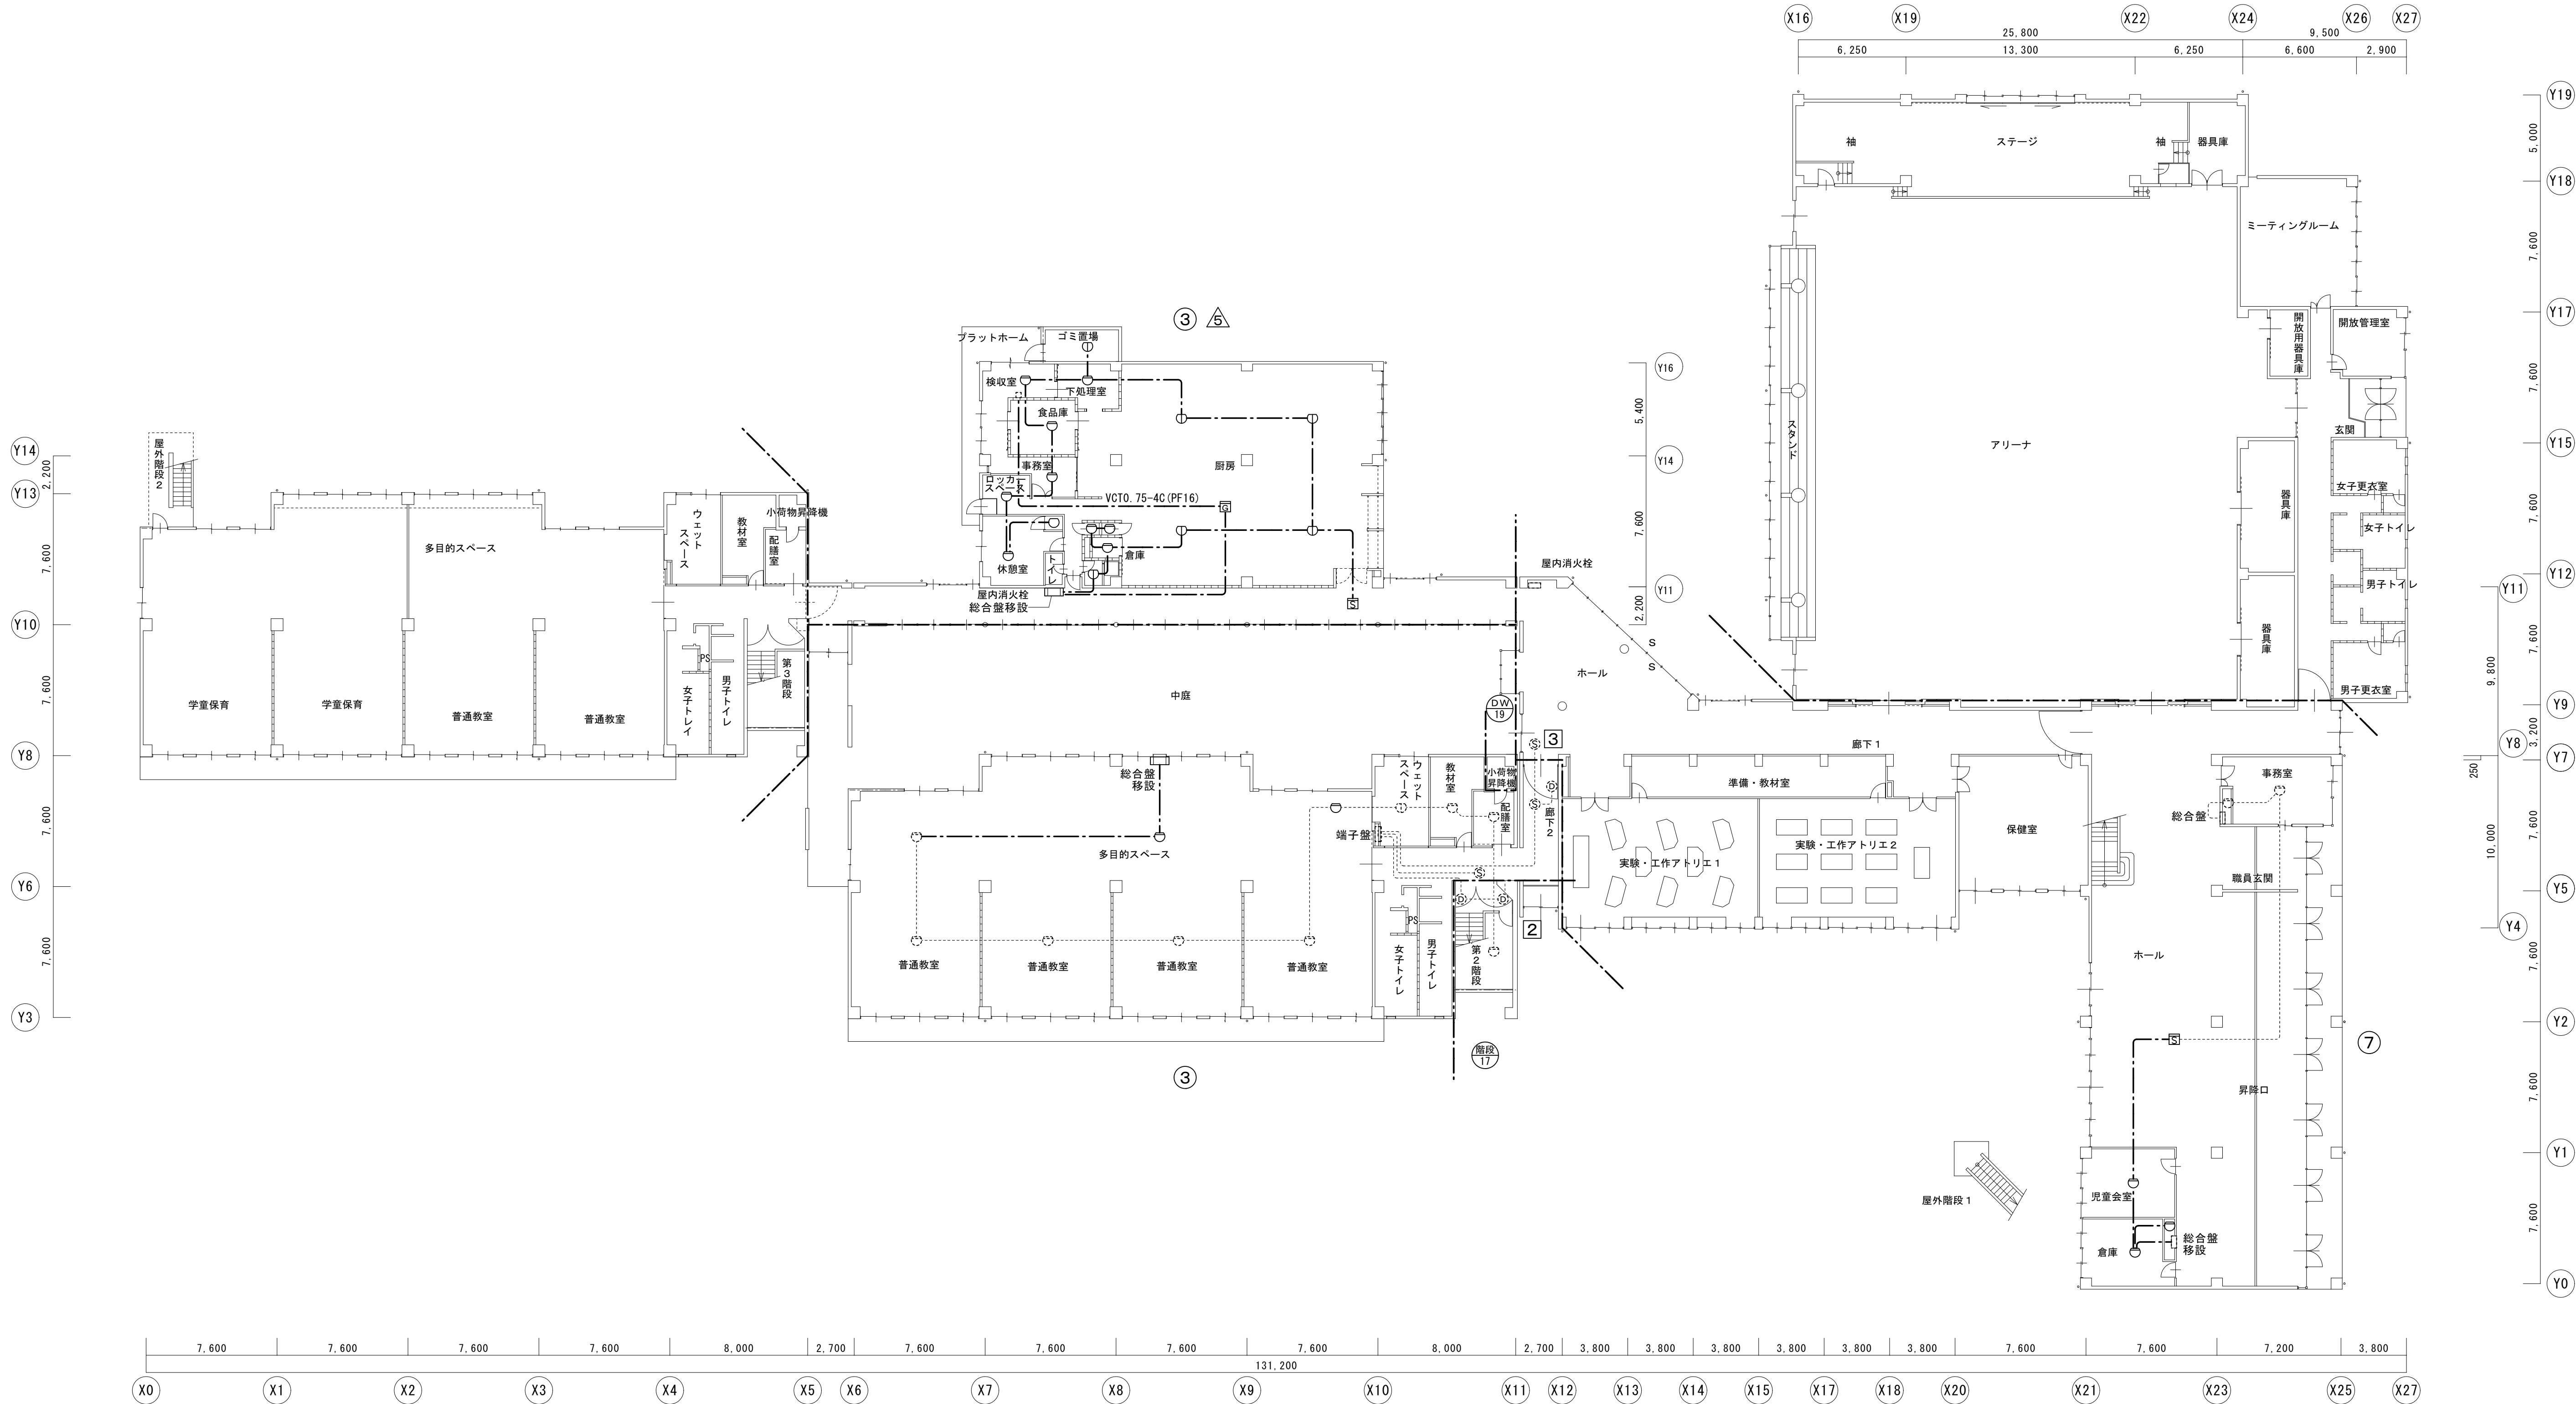

小学校 1 階平面図 1/200



一級建築士事務所 〈千葉県知事登録 第1-2101-3267号〉
株式会社 竹江設計事務所
TAKEE ARCHITECT OFFICE CORPORATION
千葉県鎌ヶ谷市西佐津間1-18-1 Tel 047(445)4064

・Drawn By Date
・Checked By Date
・Approved By Date

企画・設計者／Plan & Designer

一級建築士 第233297号
竹江 文章

設計認印

物件作品名／Title

【継】桜台小学校校舎改修工事及び桜台中学校校舎一部改修工事


図面種別／Drawing

自動火災報知設備
小学校1階平面図（改修前）

縮尺／Scale
(A1) S=1/200
(A3) S=1/400


図面番号／No.

E-065

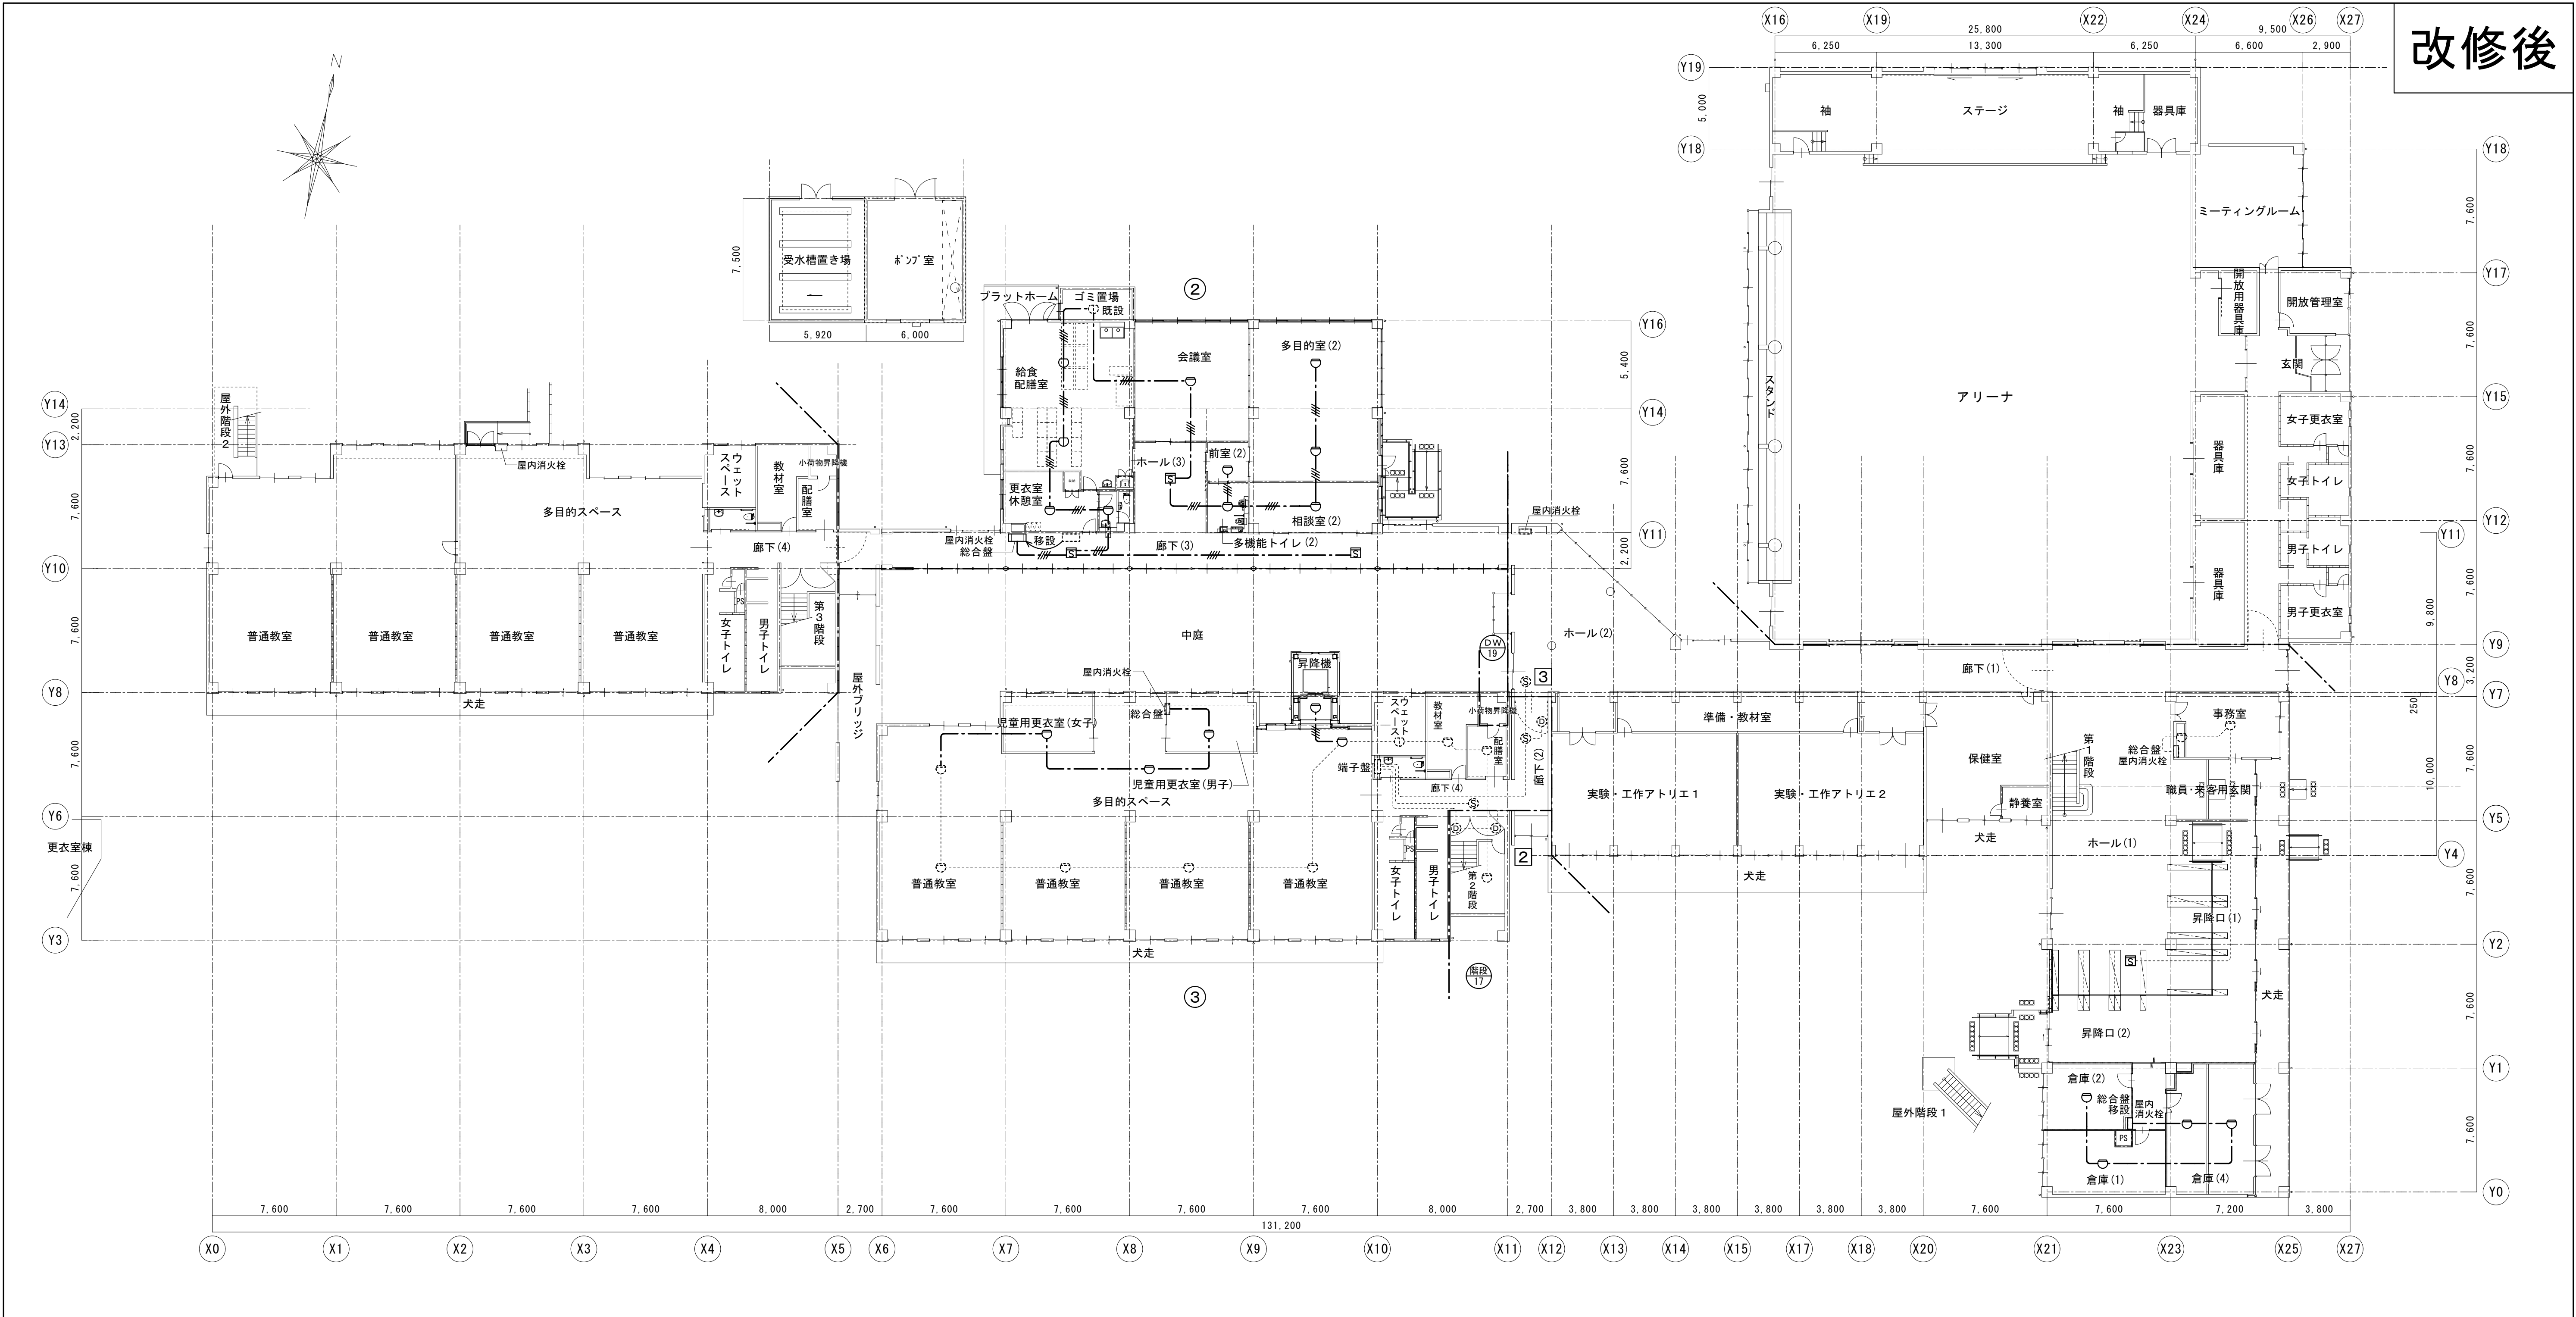

小学校1階平面図 1/200

特記無き配線は下記による		特記無き配線は下記による		機器凡例	
	HP1. 2-5P (PF16)		差動式スポット熱感知器2種		機器収納面(露出型)
	AE0. 9-4C		定温式スポット熱感知器1種防水		警報区域番号
	AE0. 9-2C		光電式スポット煙感知器2種		
	区画貫通				

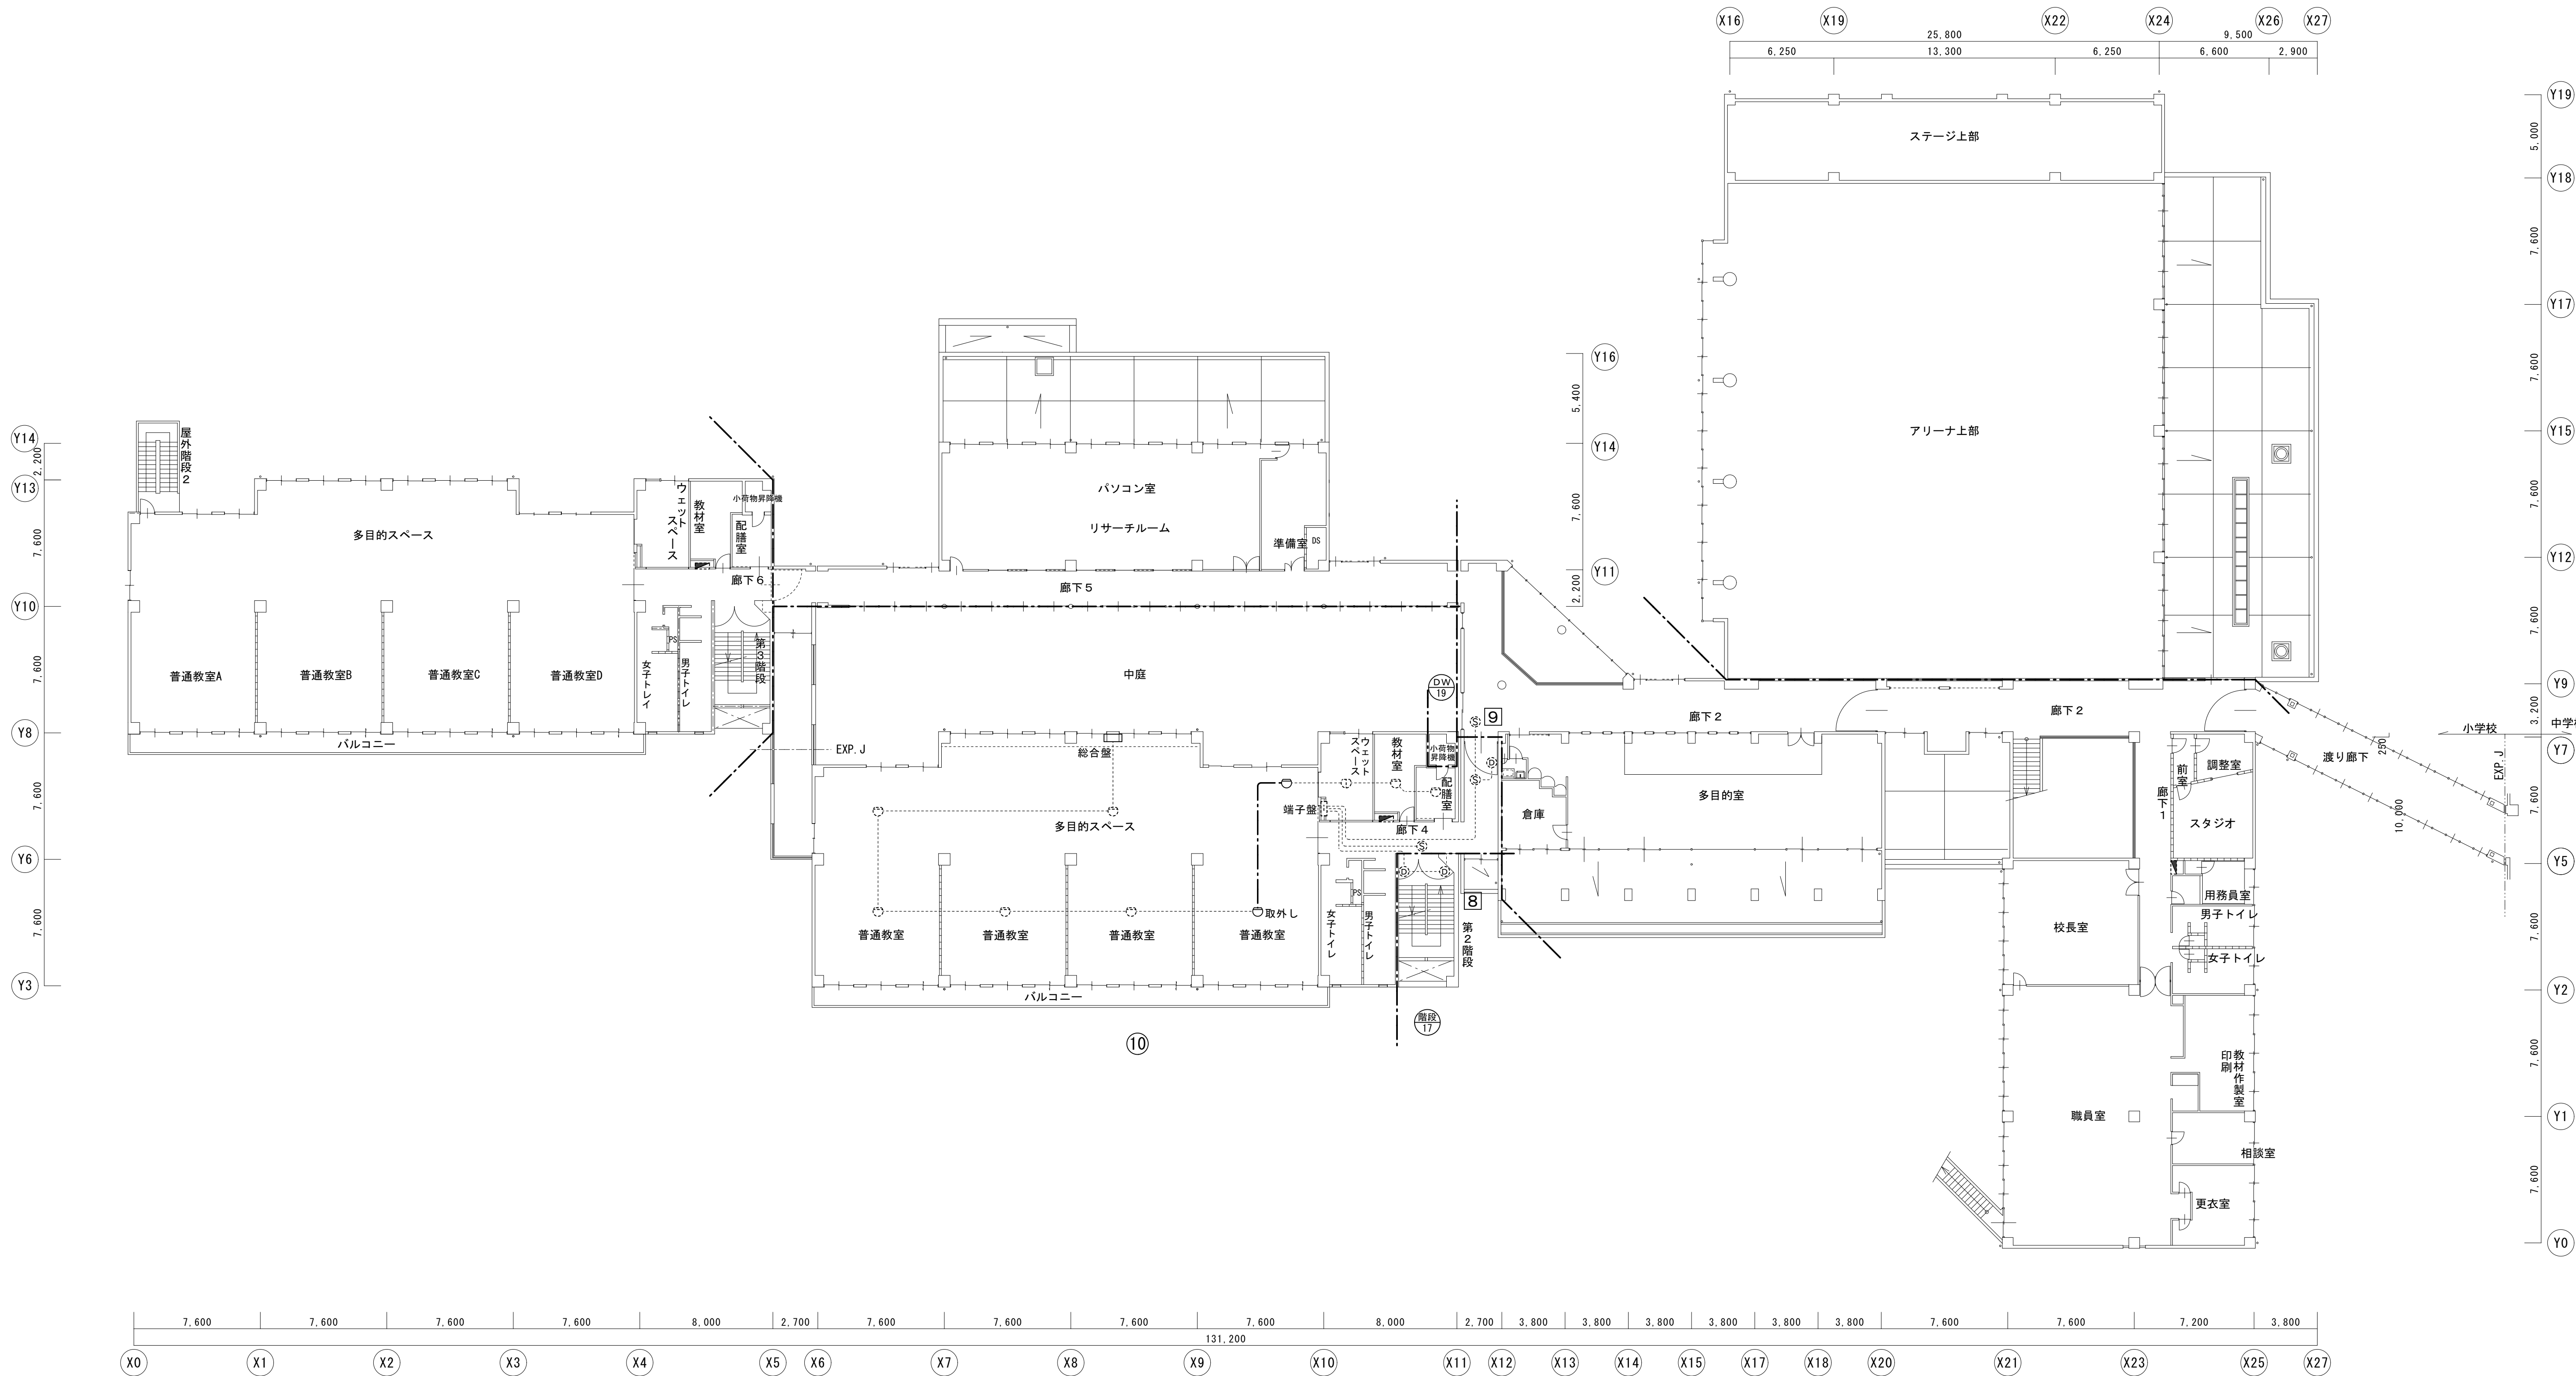

小学校 2 階平面図 1/200



一級建築士事務所 〈千葉県知事登録 第1-2101-3267号〉
株式会社 竹江設計事務所
TAKEE ARCHITECT OFFICE CORPORATION
千葉県鎌ヶ谷市西佐津間1-18-1 Tel 047(445)4064

・Drawn By _____ Date _____
・Checked By _____ Date _____
・Approved By _____ Date _____

企画・設計者／Plan & Designer
一級建築士 第233297号
竹江 文章

設計認印

物件作品名／Title

【継】桜台小学校校舎改修工事及び桜台中学校校舎一部改修工事


図面種別／Drawing

自動火災報知設備
小学校2階平面図（改修前）

縮尺／Scale
(A1) S=1/200
(A3) S=1/400

図面番号／No.

E-067

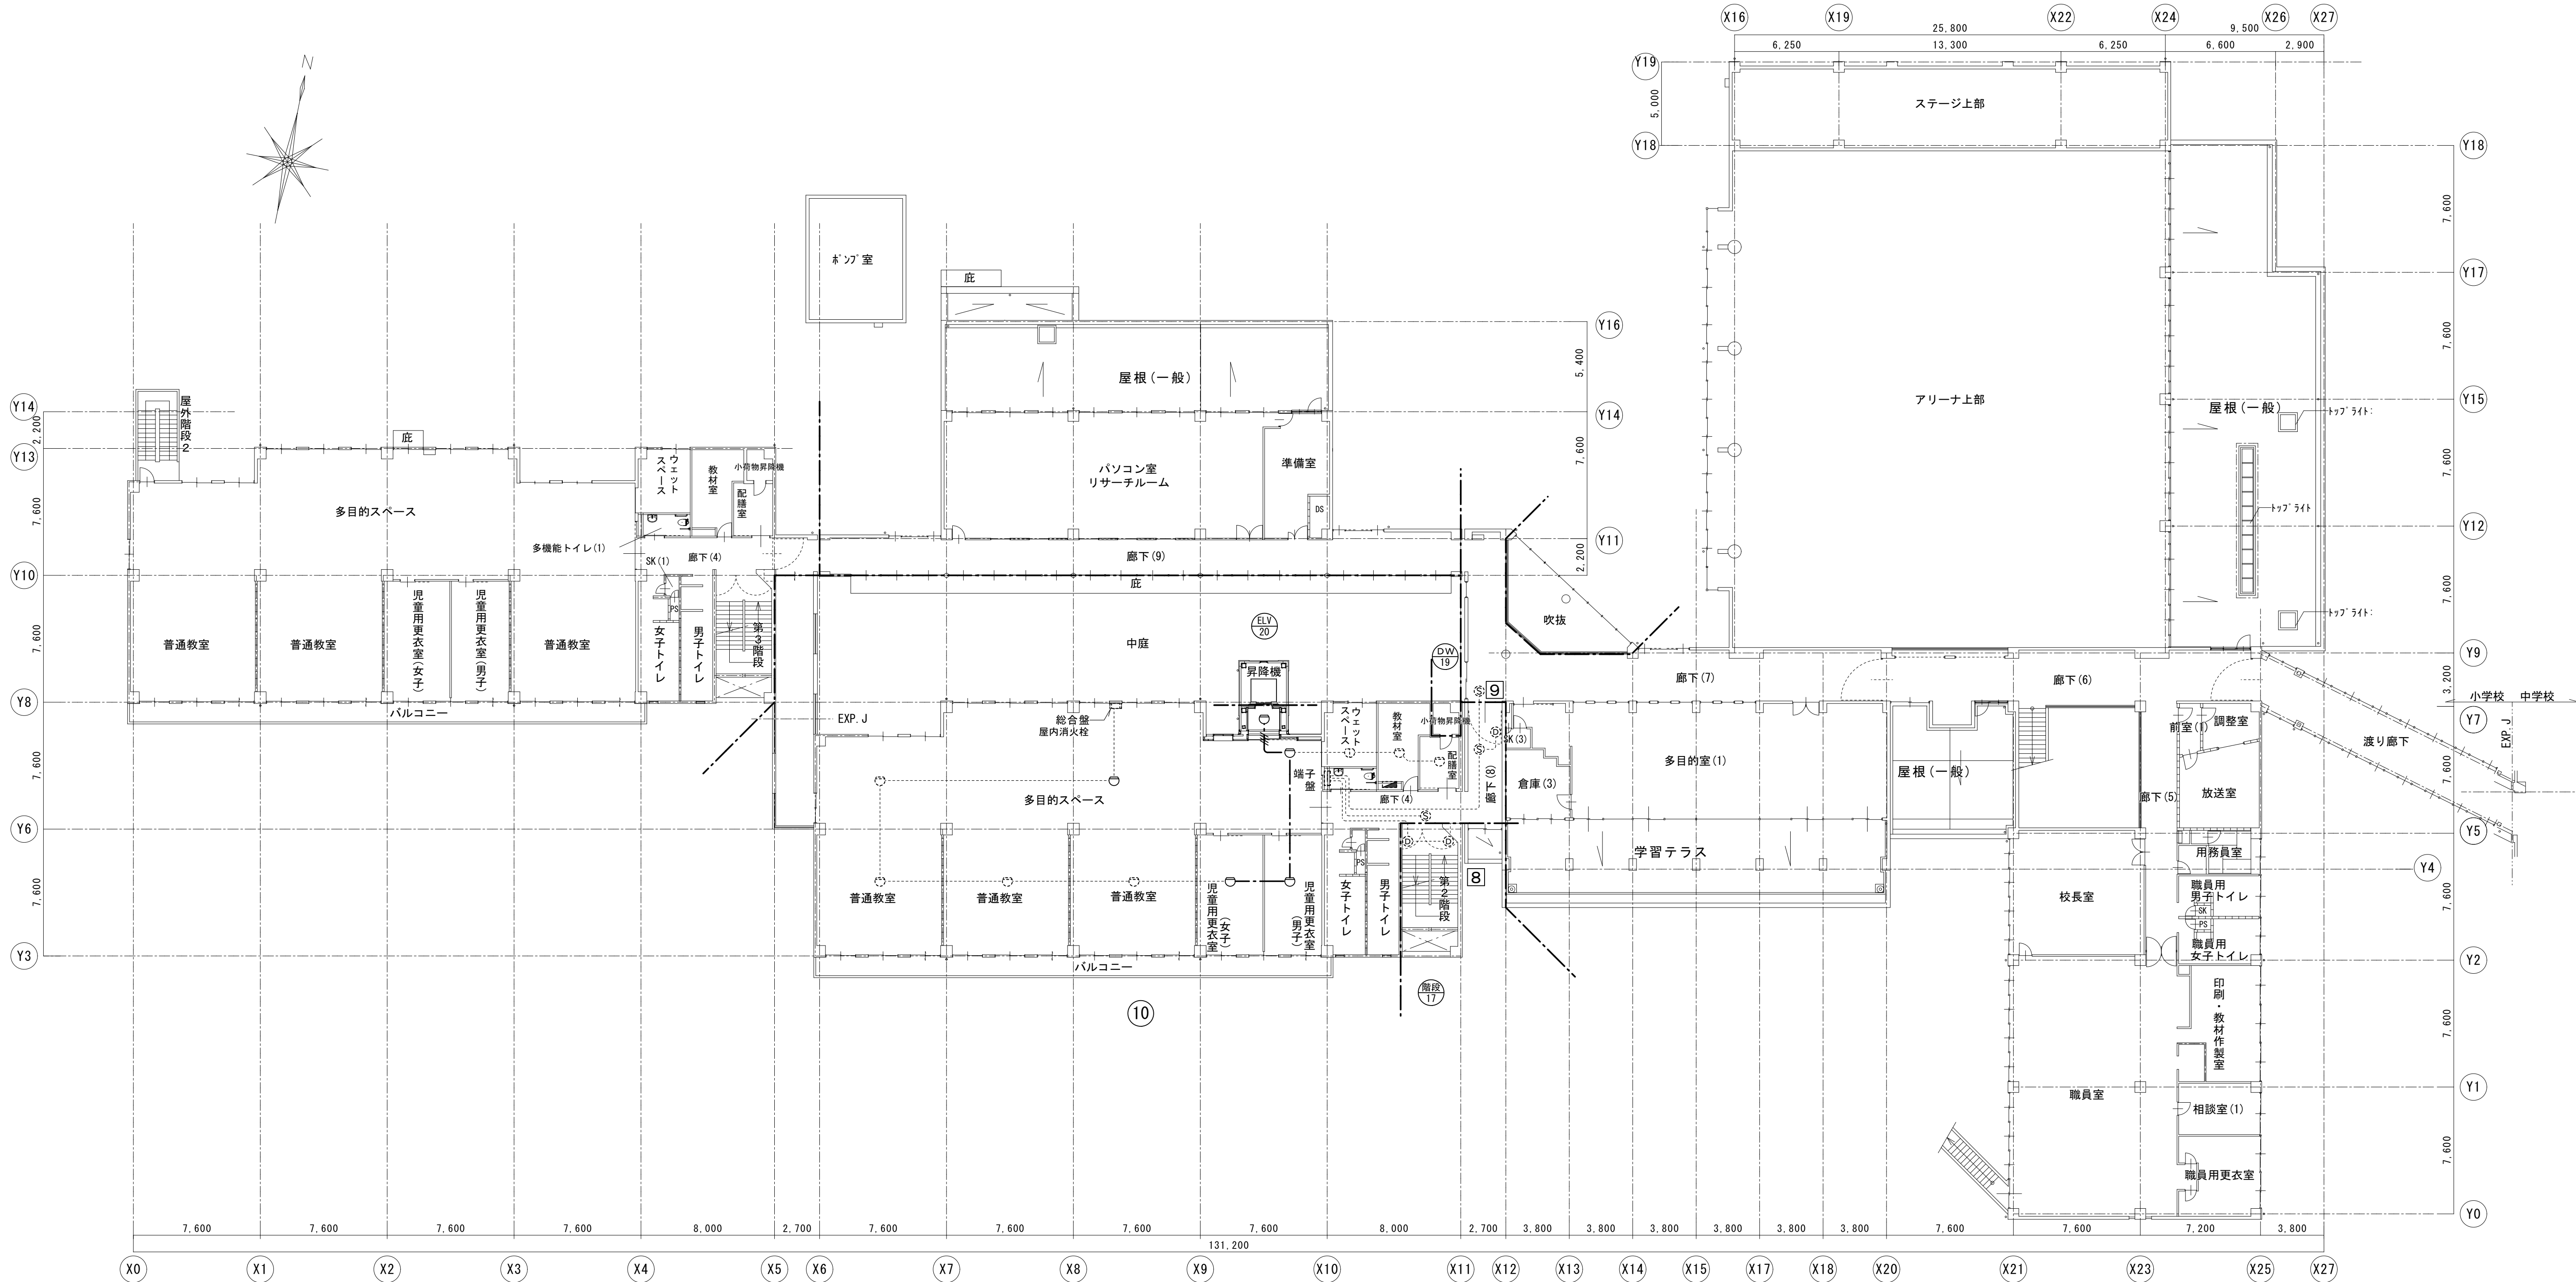

小学校 2 階平面図 1/200

特記無き配線は下記による	
	HP1. 2-5P (PF16)
	AEQ. 9-4C
	AEQ. 9-2C
	区画貫通

特記無き配線は下記による	
	差動式スポット熱感知器2種
	定温式スポット熱感知器1種防水
	光電式スポット煙感知器2種

機器凡例	
	機器収納面(露出型)
	管状区域番号



一級建築士事務所 〈千葉県知事登録 第1-2101-3267号〉
株式会社 竹江設計事務所
TAKEE ARCHITECT OFFICE CORPORATION
千葉県鎌ヶ谷市西佐津間1-18-1 Tel 047(445)4064

・Drawn By Date
・Checked By Date
・Approved By Date

企画・設計者／Plan & Designer

一級建築士 第233297号
竹江 文章

設計認印

物件作品名／Title

【継】桜台小学校校舎改修工事及び桜台中学校校舎一部改修工事


図面種別／Drawing

自動火災報知設備
2階平面図（改修後）

縮尺／Scale
(A1) S=1/200
(A3) S=1/400

図面番号／No.

E-068

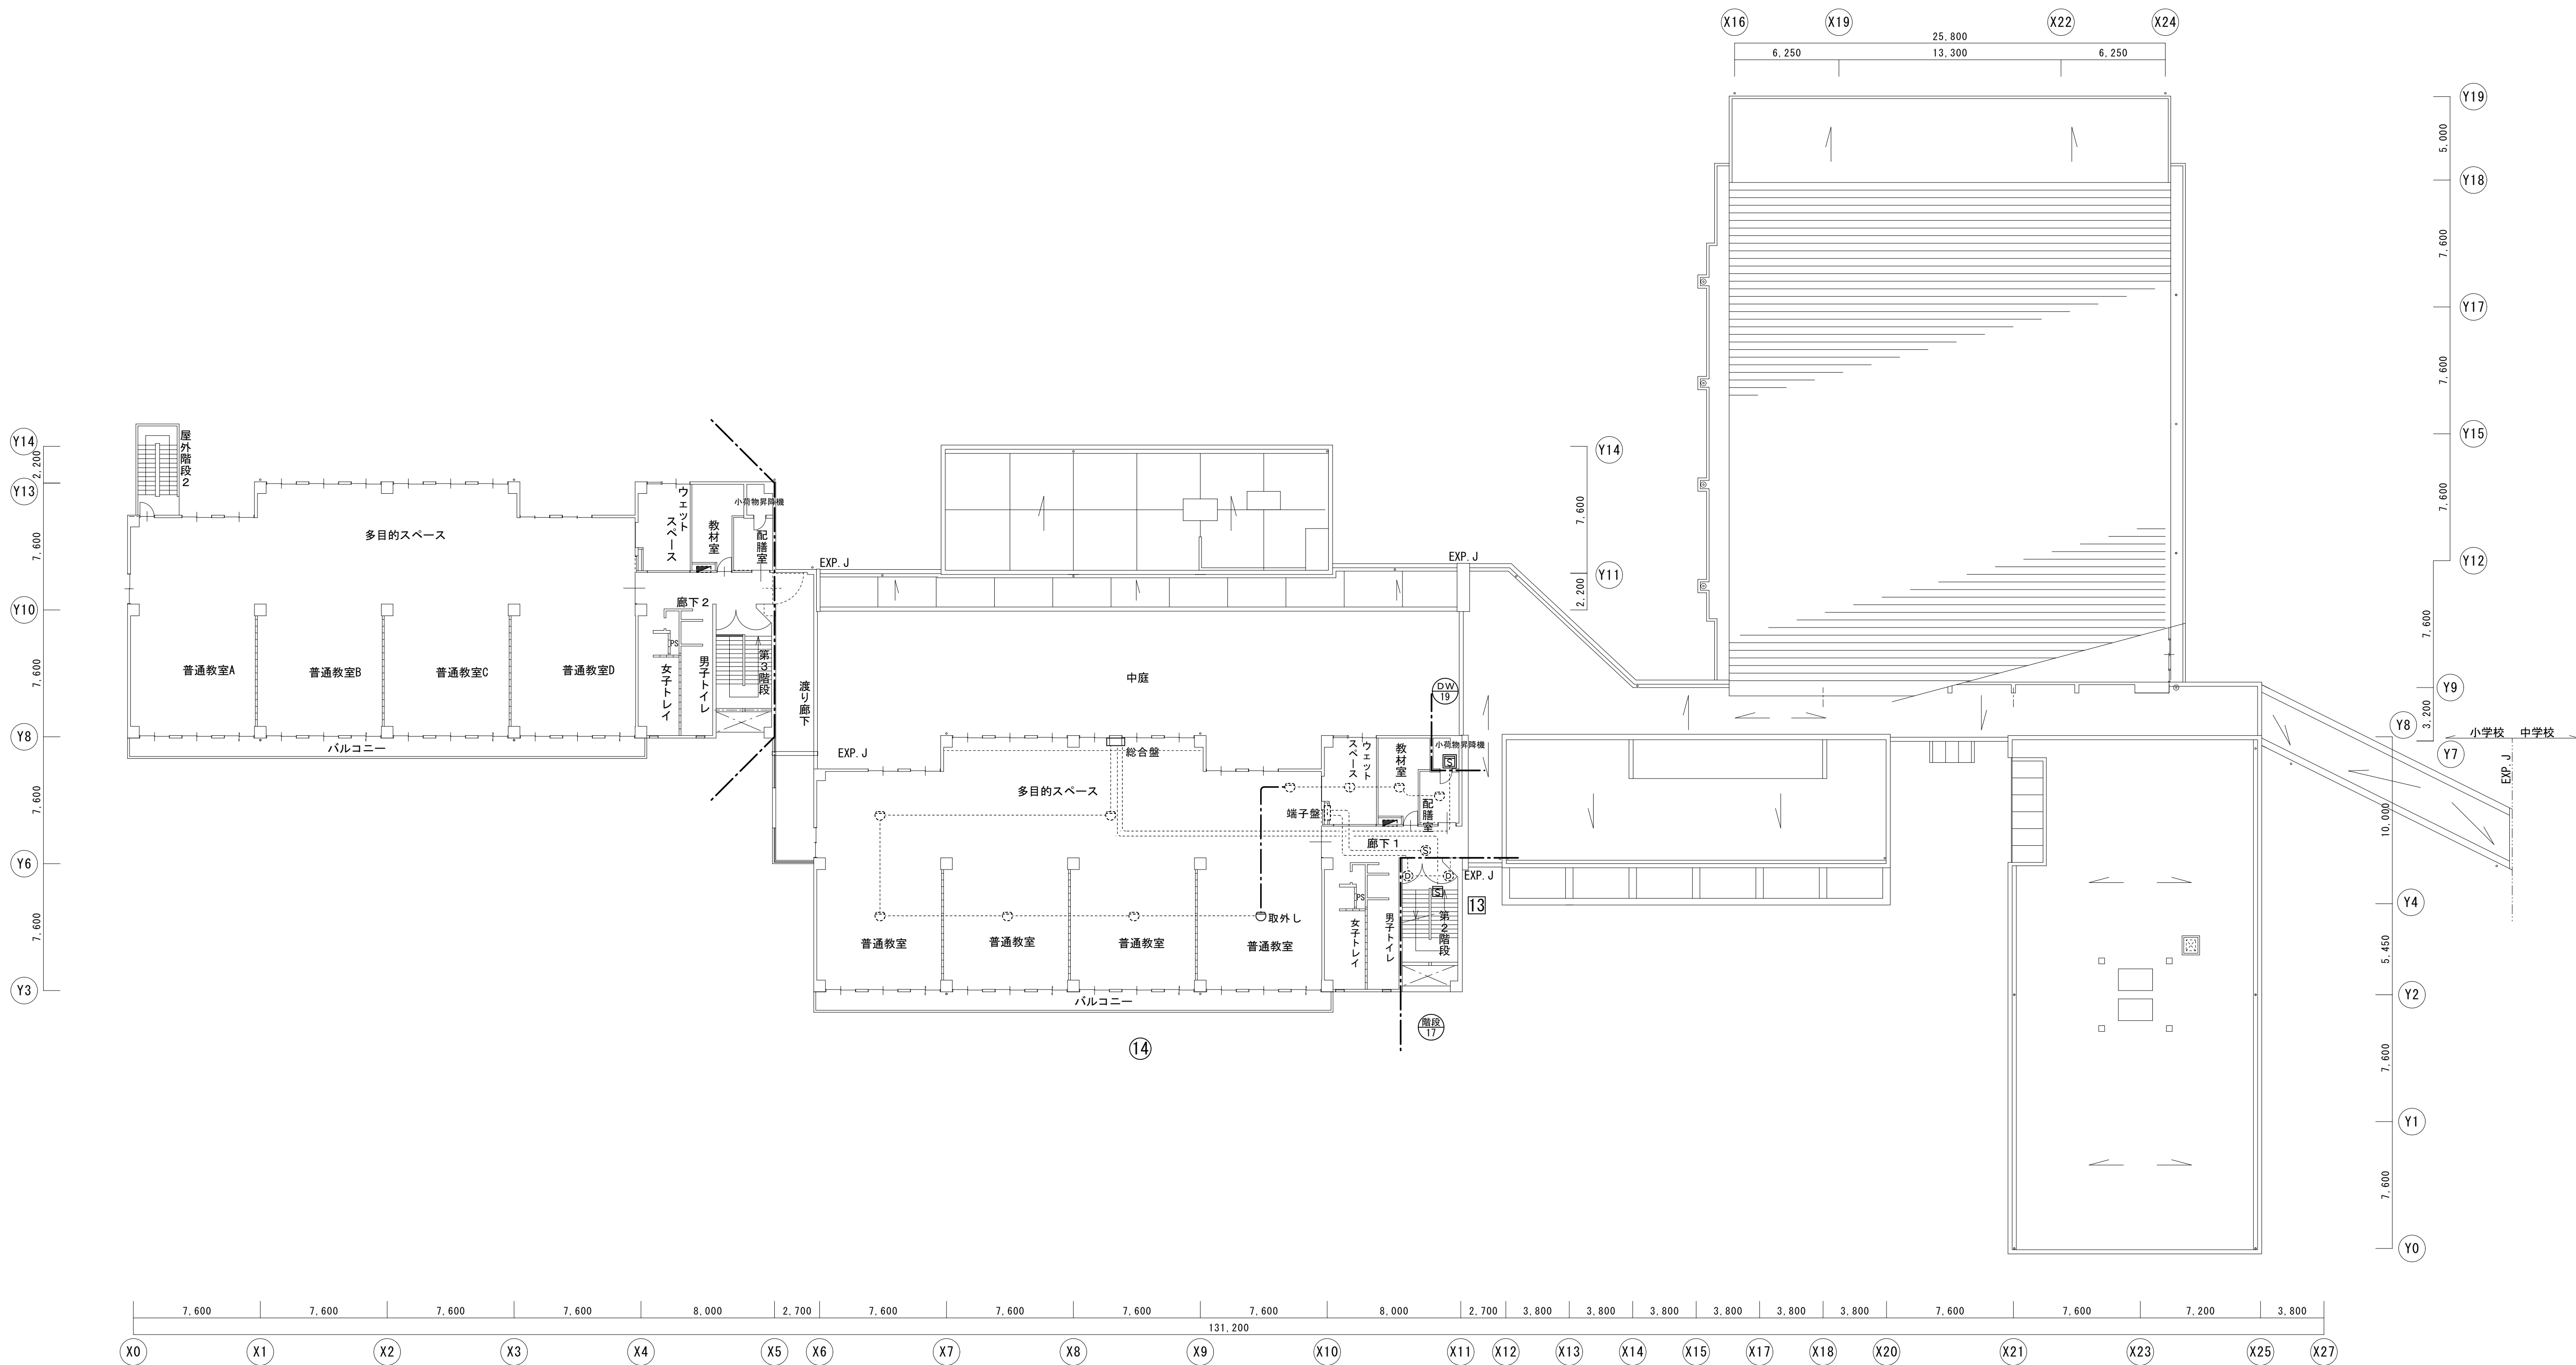

小学校 3 階平面図 1/200

図示の照明器具を撤去する



一級建築士事務所 〈千葉県知事登録 第1-2101-3267号〉
株式会社 竹江設計事務所
TAKEE ARCHITECT OFFICE CORPORATION
千葉県鎌ヶ谷市西佐津間1-18-1 Tel 047(445)4064

・Drawn By _____ Date _____
・Checked By _____ Date _____
・Approved By _____ Date _____

企画・設計者/Plan & Designer
一級建築士 第233297号
竹江 文章

設計認印

物件作品名/Title

【継】桜台小学校校舎改修工事及び桜台中学校校舎一部改修工事


図面種別/Drawing

自動火災報知設備
小学校3階平面図（改修前）

縮尺/Scale
(A1) S=1/200
(A3) S=1/400

図面番号/No.

E-069

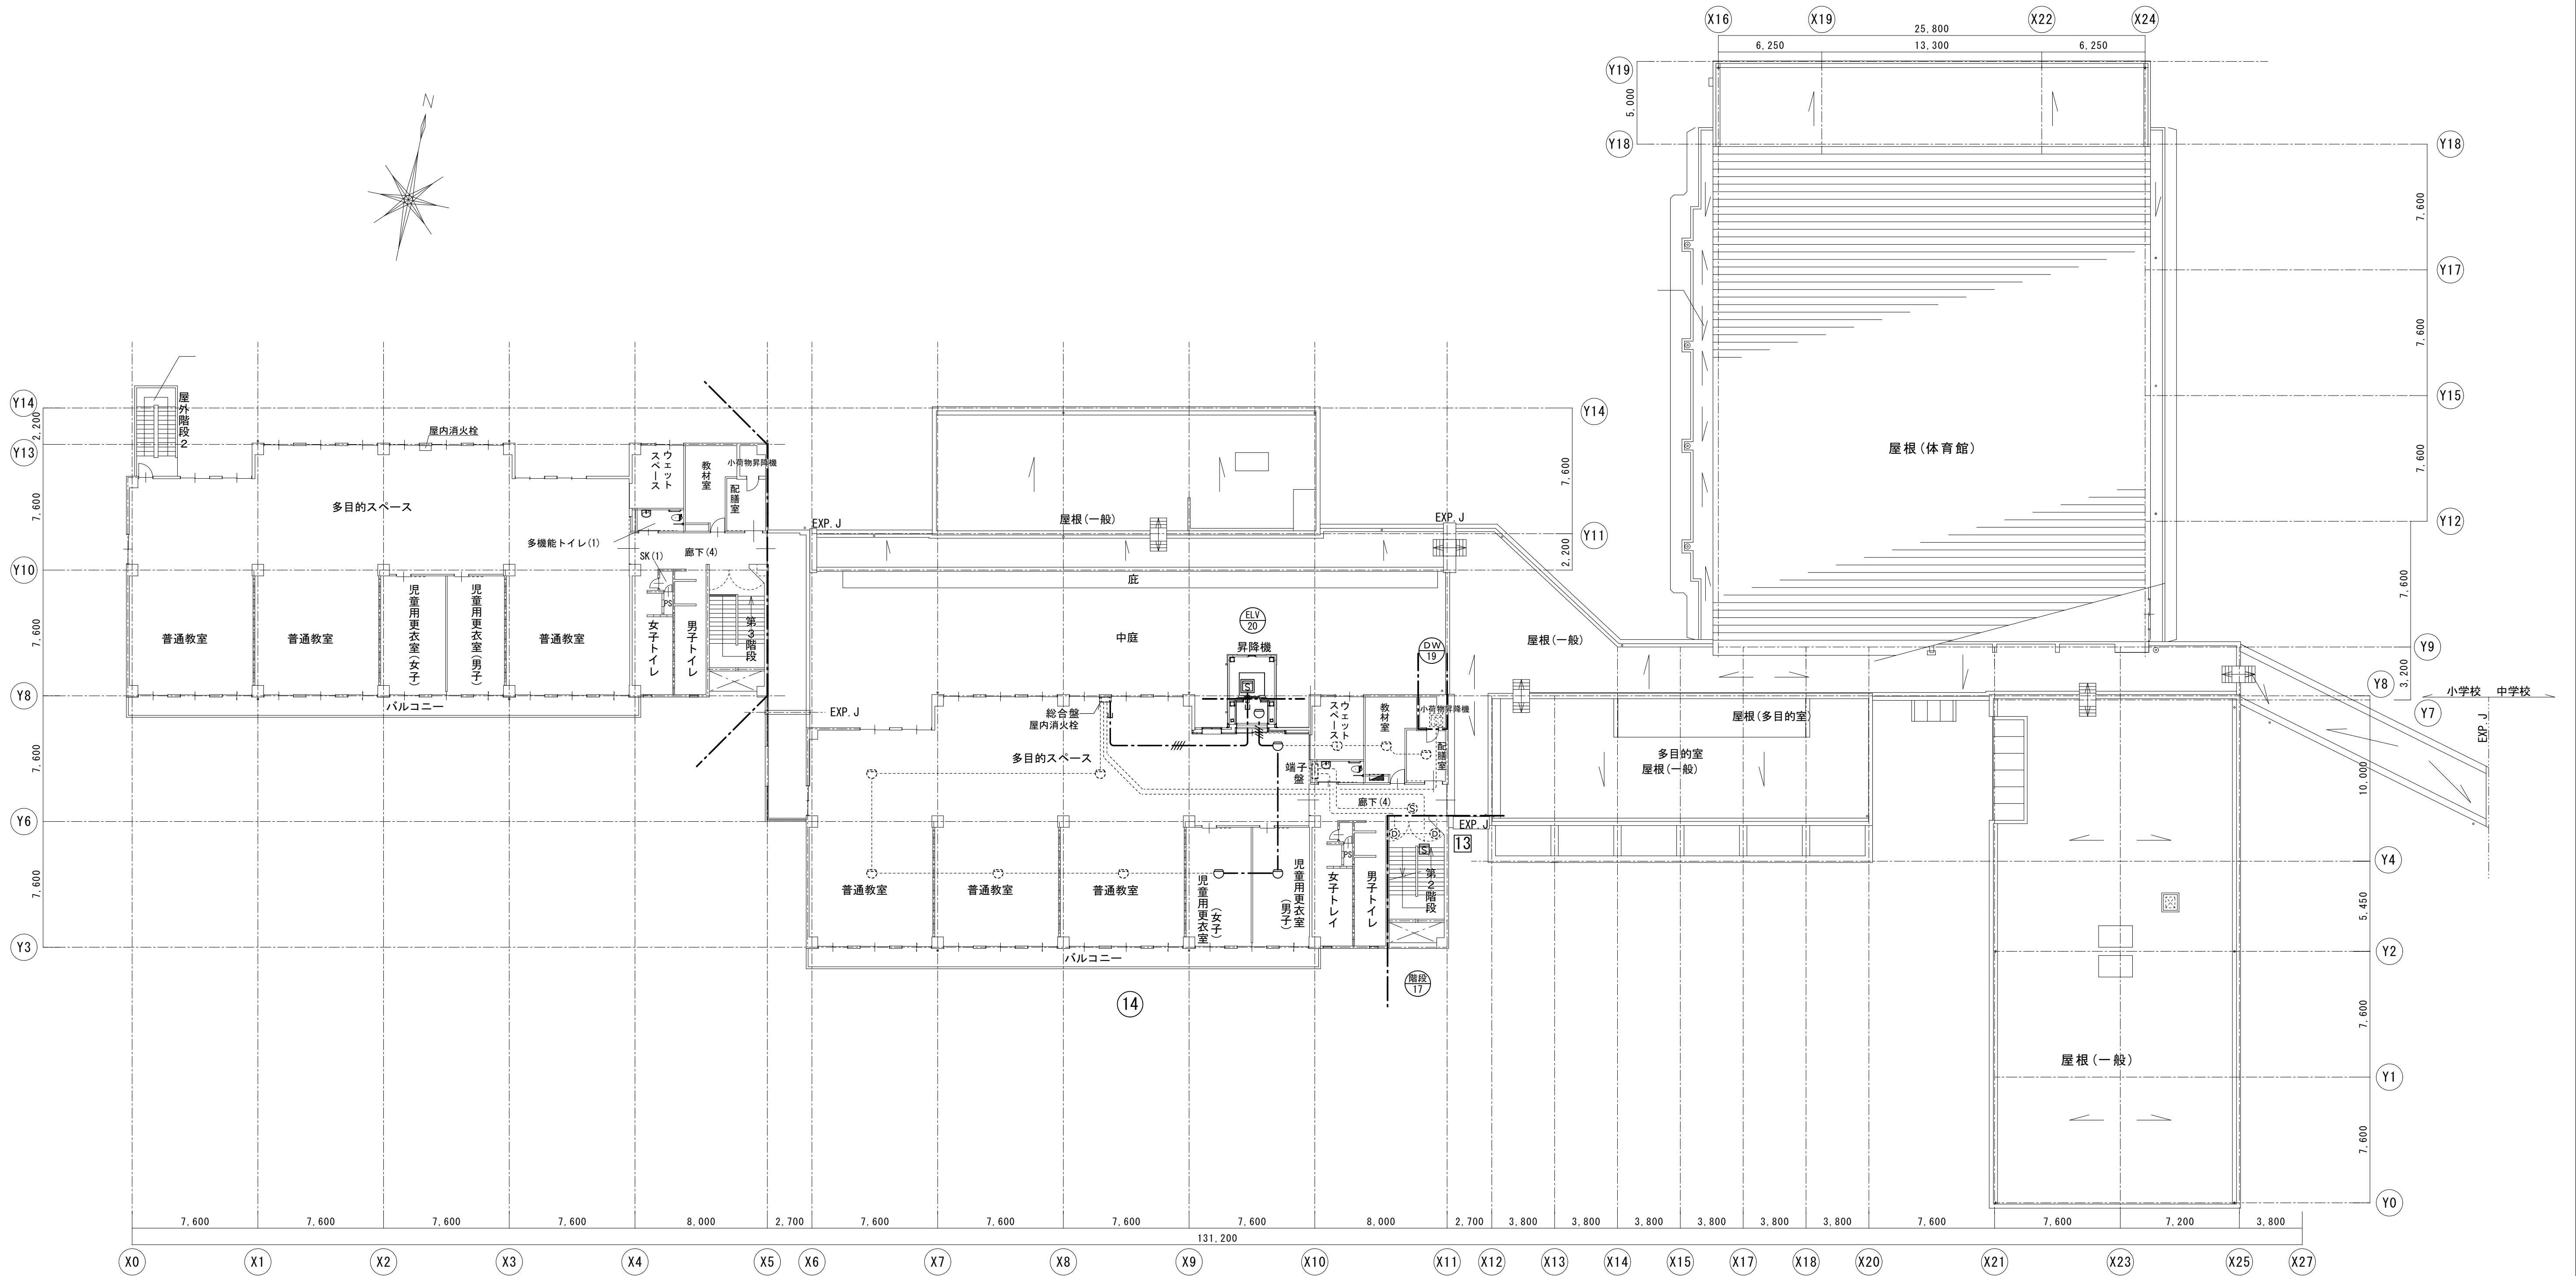

小学校 3 階平面図 1/200

特記無き配線は下記による	
	HP1. 2-5P (PF16)
	AE0. 9-4C
	AE0. 9-2C
	区画貫通

特記無き配線は下記による	
	差動式スポット熱感知器2種
	定温式スポット熱感知器1種防水
	光電式スポット煙感知器2種

機器凡例	
	機器収納面(露出型)
	区画貫通



一級建築士事務所 〈千葉県知事登録 第1-2101-3267号〉
株式会社 竹江設計事務所
TAKEE ARCHITECT OFFICE CORPORATION
千葉県鎌ヶ谷市西佐津間1-18-1 Tel 047(445)4064

_____	_____
_____	_____
_____	_____

・Drawn By _____ Date _____
・Checked By _____ Date _____
・Approved By _____ Date _____

企画・設計者／Plan & Designer
一級建築士 第233297号
竹江 文章

設計認印

物件作品名／Title

【継】桜台小学校校舎改修工事及び桜台中学校校舎一部改修工事


図面種別／Drawing

自動火災報知設備
3階平面図（改修後）

縮尺／Scale
(A1) S=1/200
(A3) S=1/400

図面番号／No.

E-070

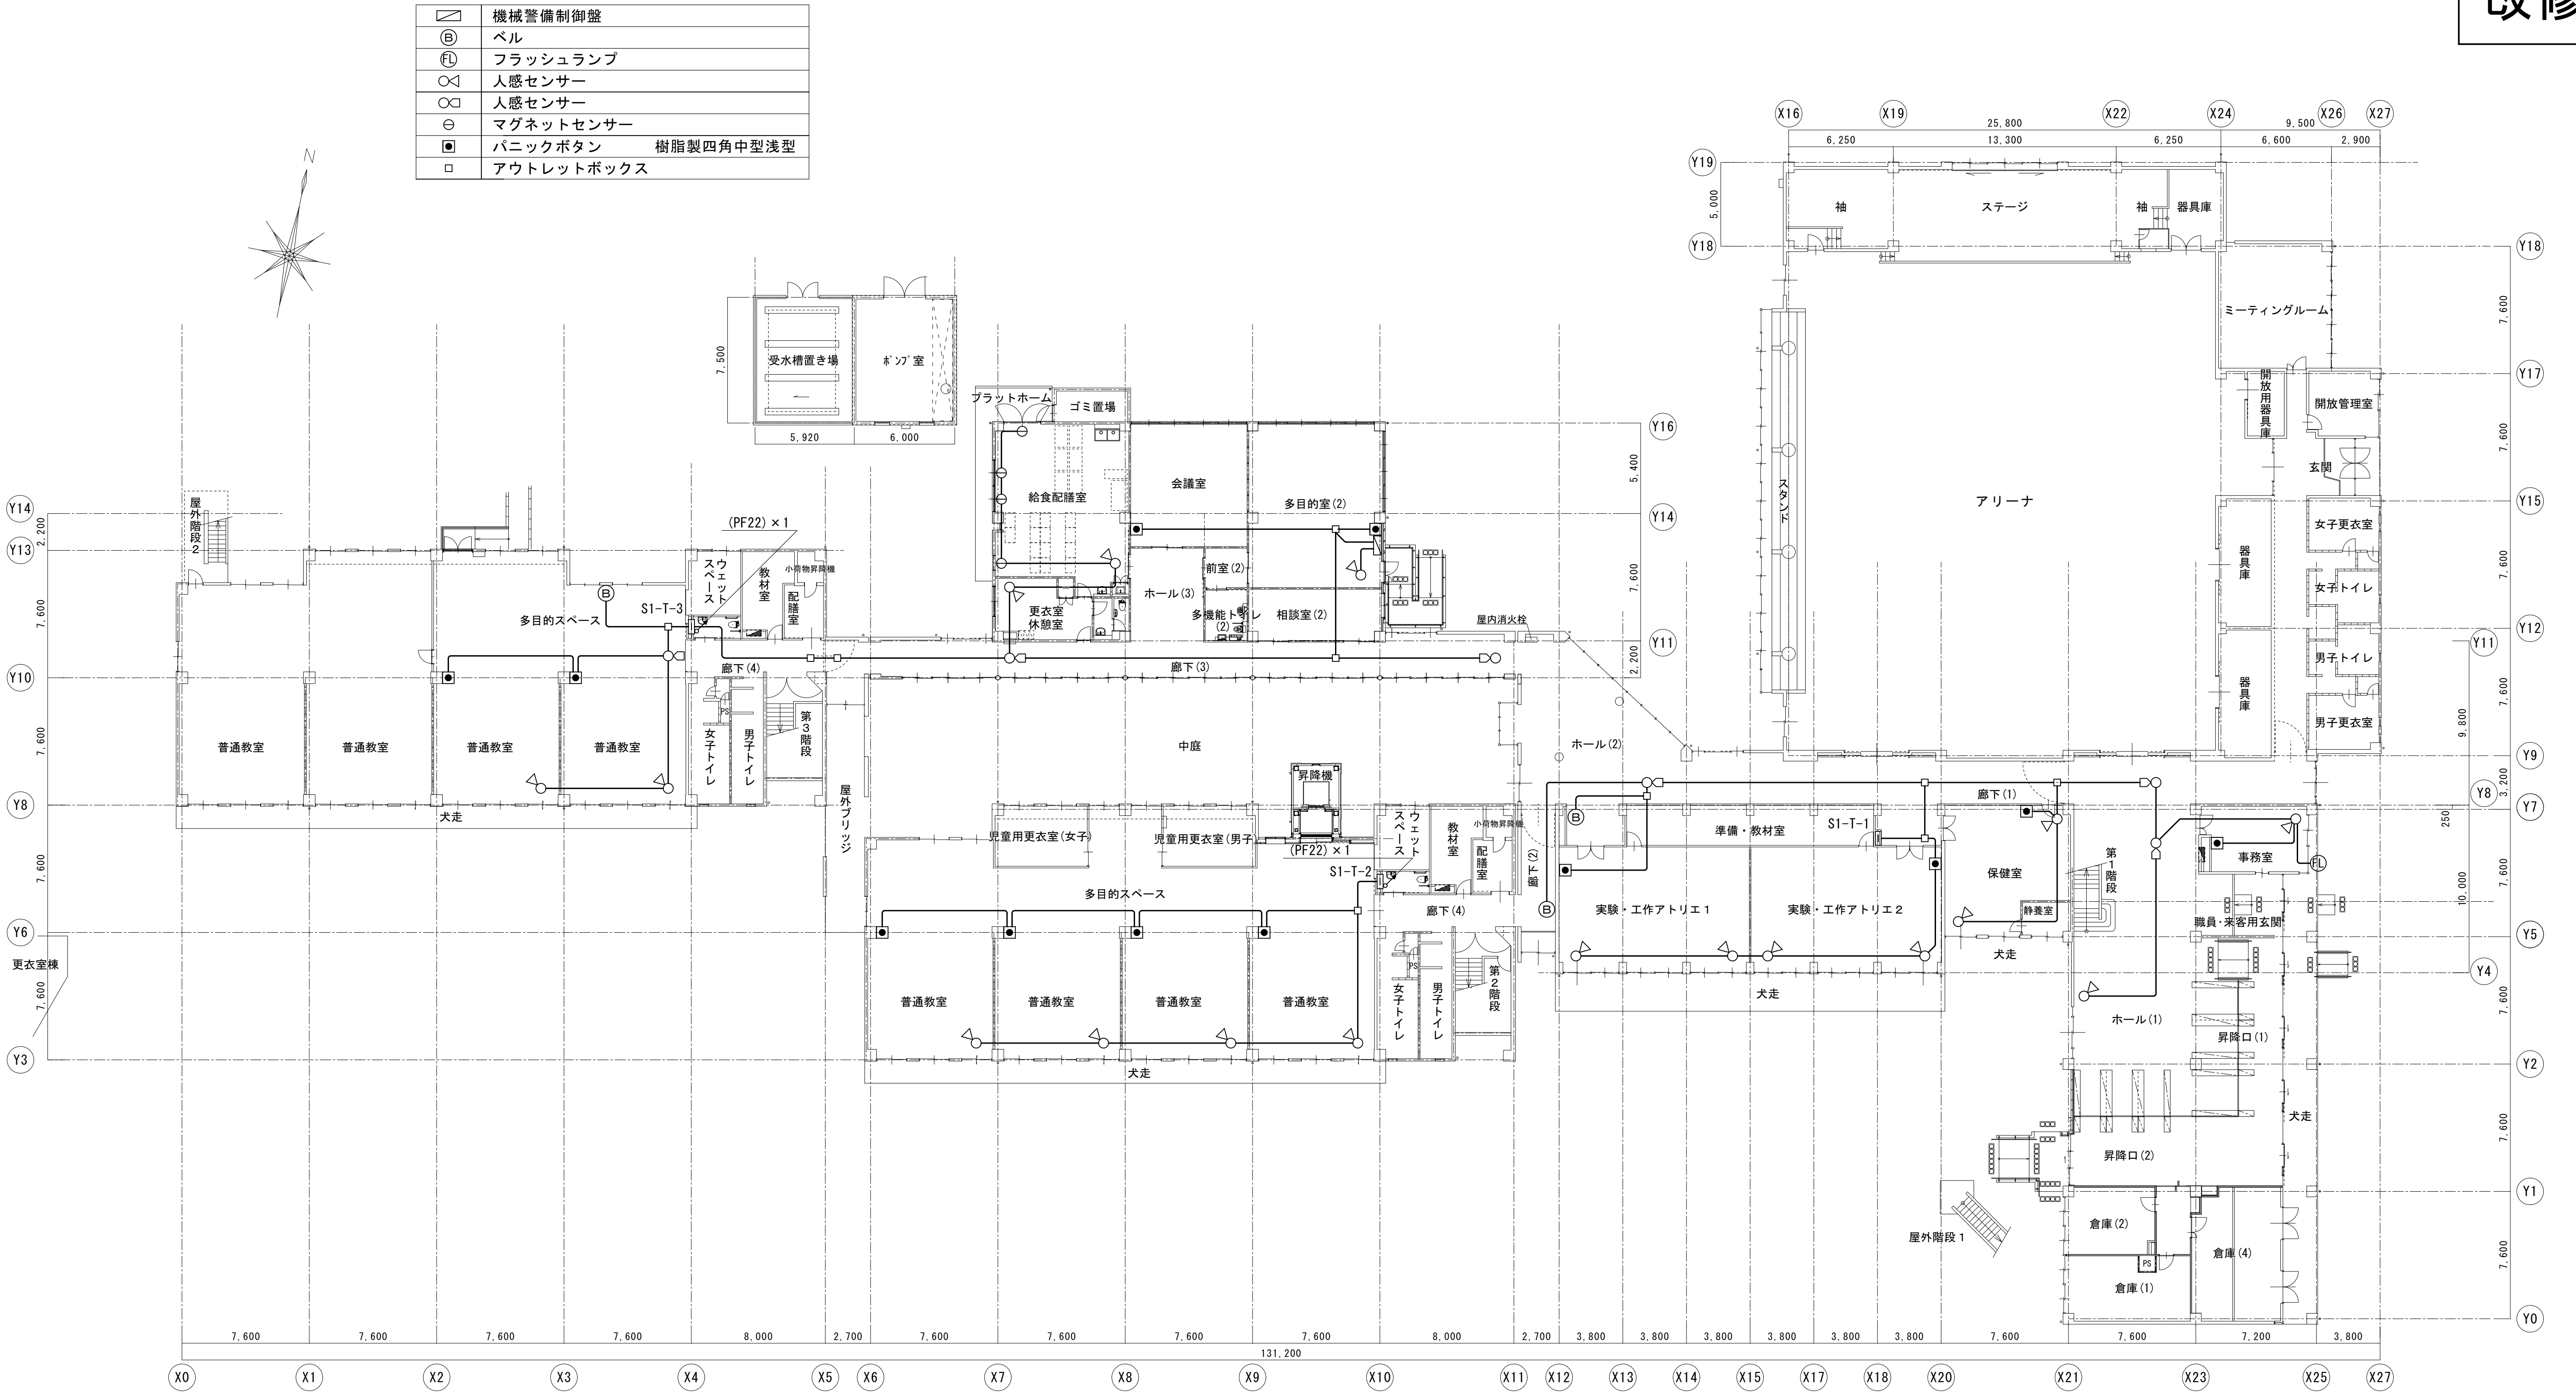

小学校 1 階平面図 1/200



一級建築士事務所 〈千葉県知事登録 第1-2101-3267号〉
株式会社 竹江設計事務所
TAKEE ARCHITECT OFFICE CORPORATION
千葉県鎌ヶ谷市西佐津間1-18-1 Tel 047(445)4064

・Drawn By _____ Date _____
・Checked By _____ Date _____
・Approved By _____ Date _____

企画・設計者/Plan & Designer
一級建築士 第233297号
竹江 文章

設計認印

物件作品名/Title

【継】桜台小学校校舎改修工事及び桜台中学校校舎一部改修工事


図面種別/Drawing

機械警備設備
小学校1階平面図（改修後）


縮尺/Scale
(A1) S=1/200
(A3) S=1/400

図面番号/No.

E-071

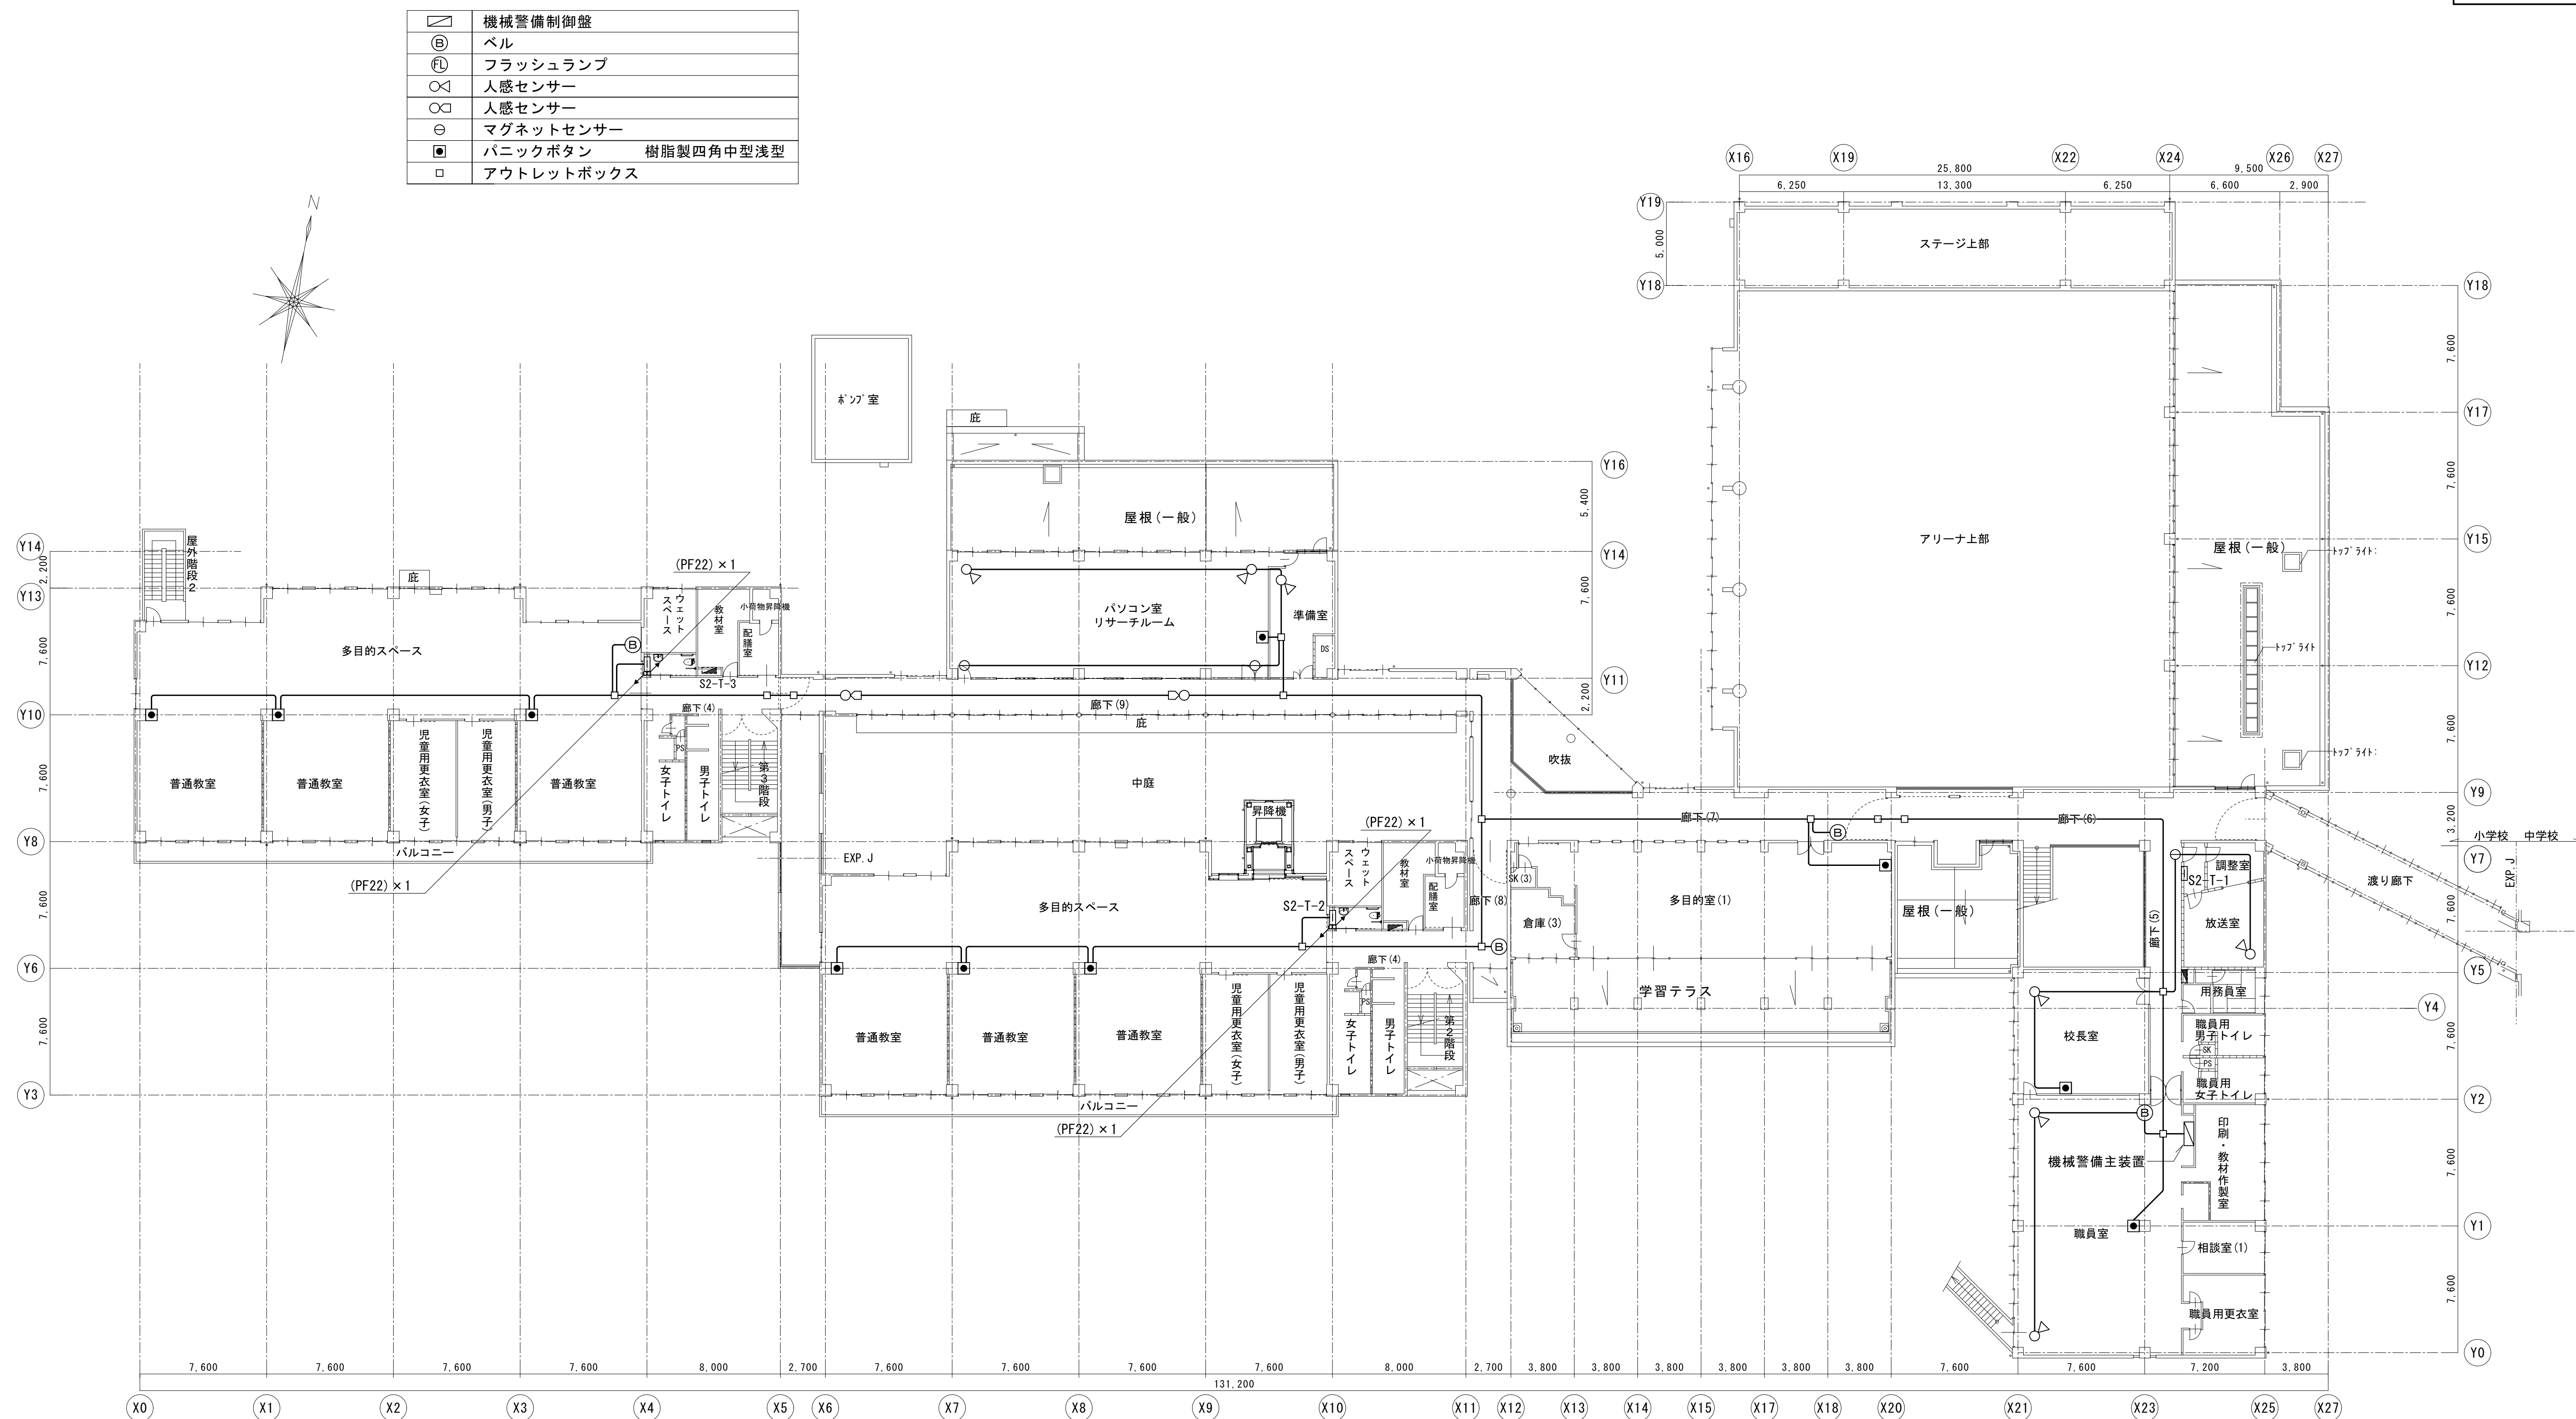

小学校 2 階平面図 1/200

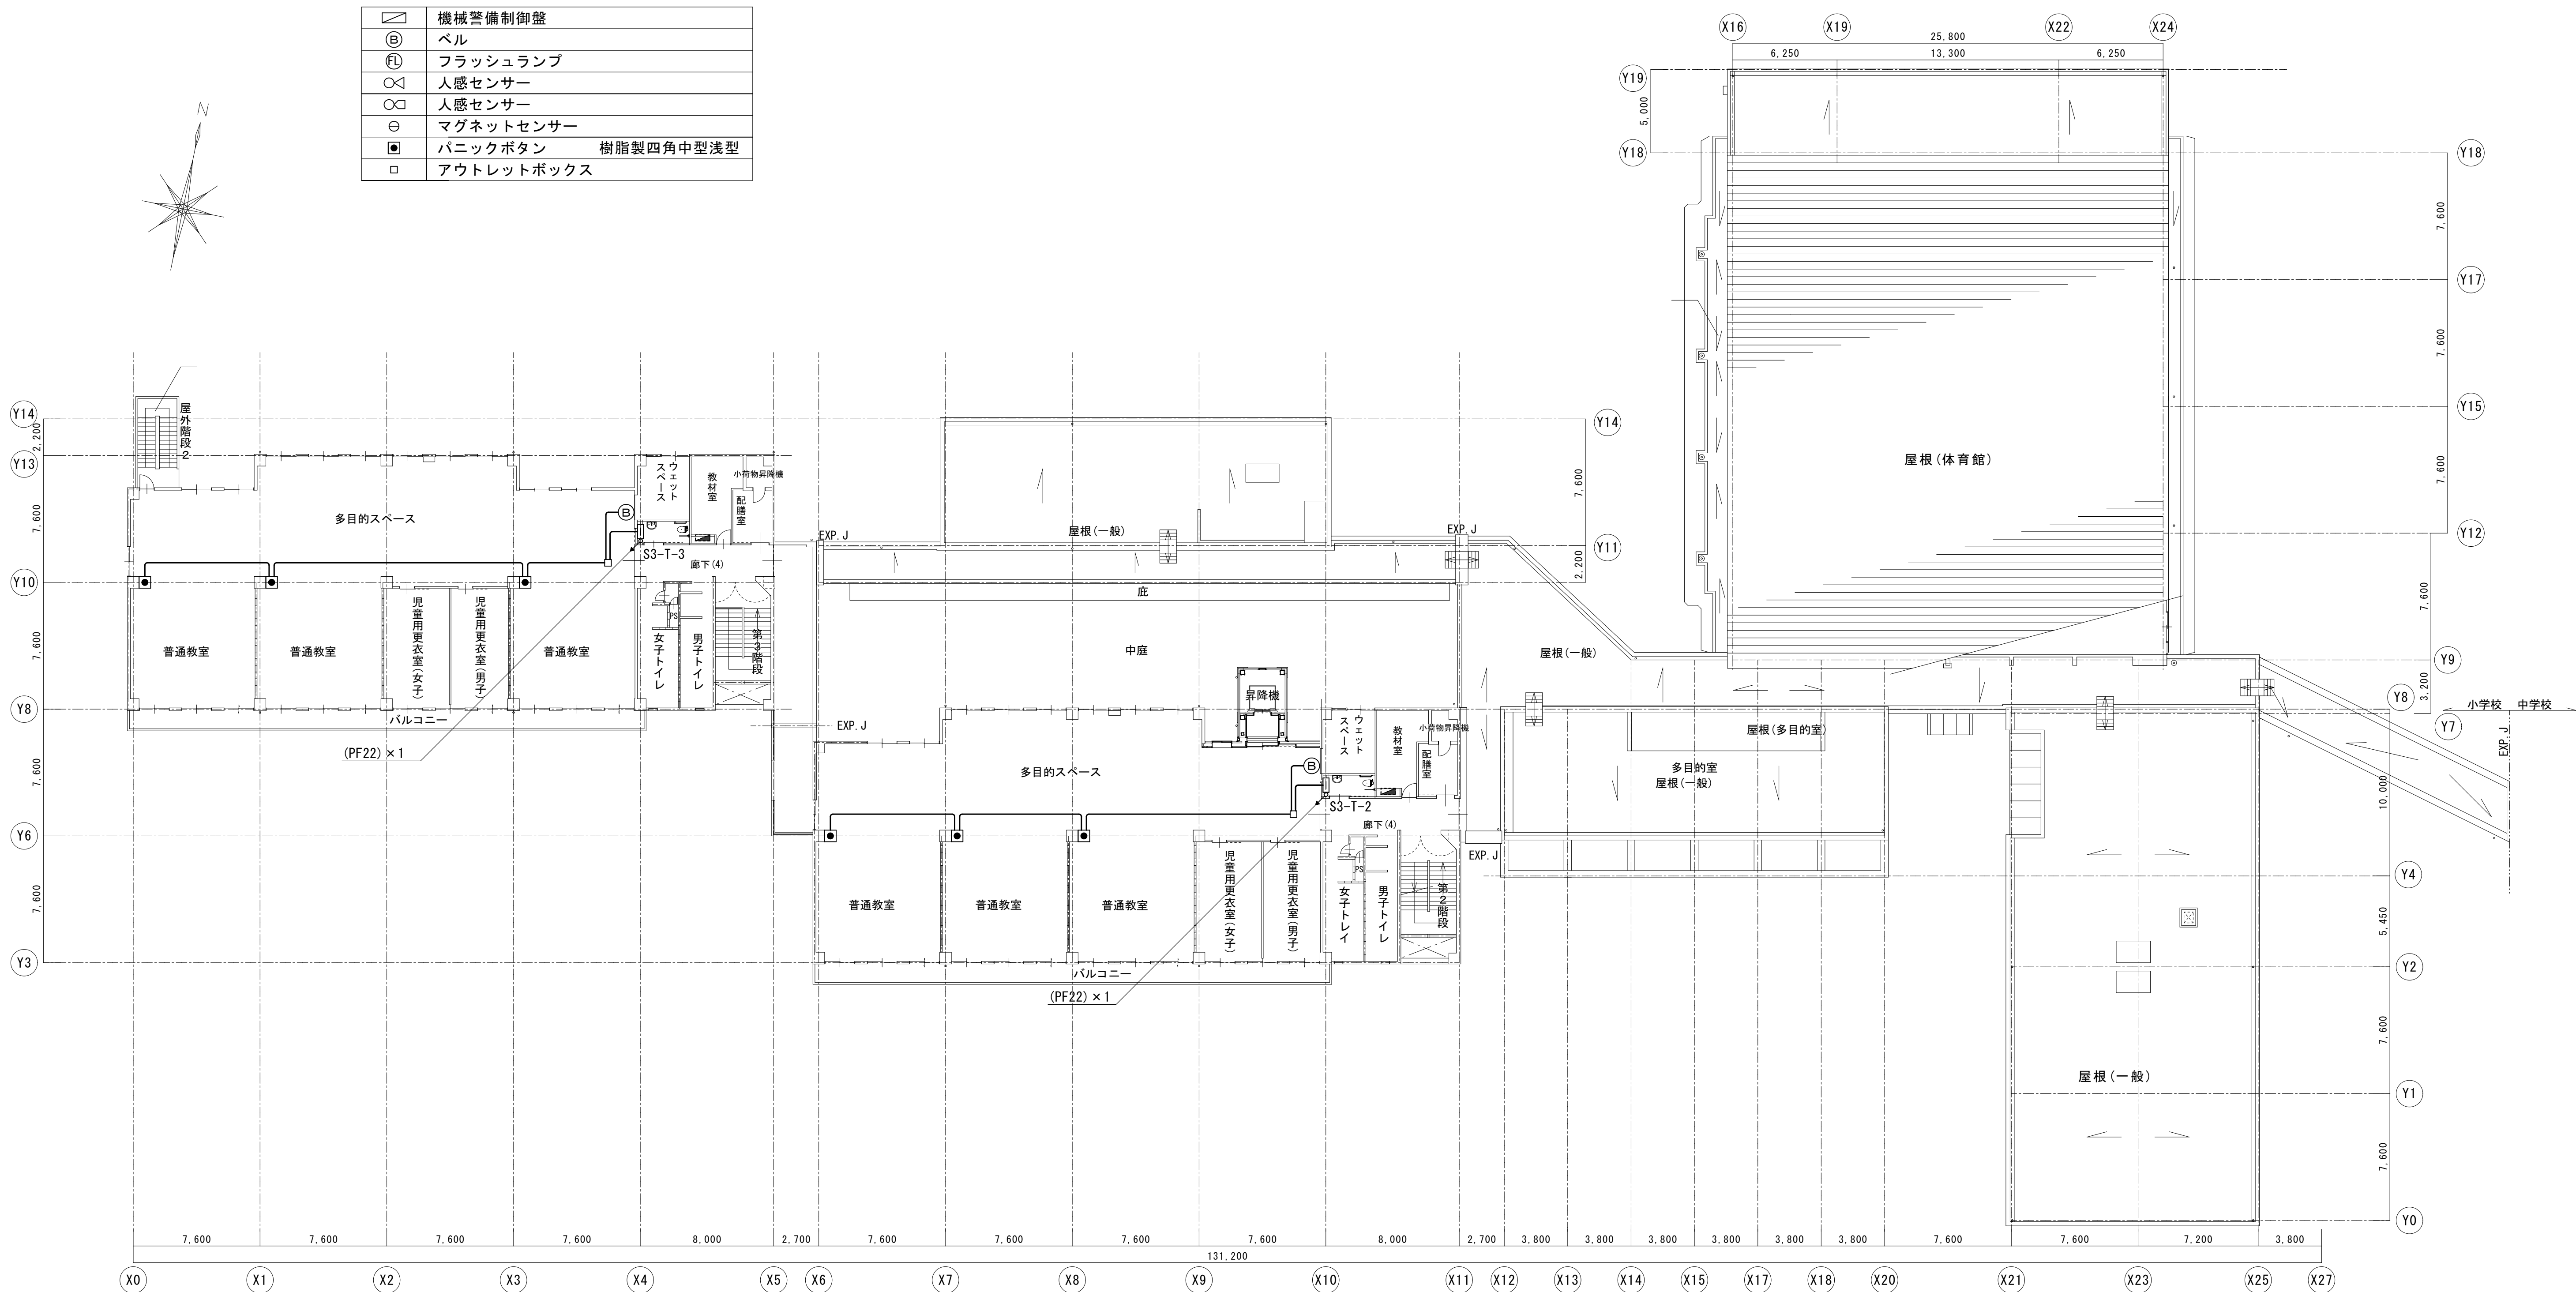

小学校3階平面図 1/200



一級建築士事務所 〈千葉県知事登録 第1-2101-3267号〉
株式会社 竹江設計事務所
TAKEE ARCHITECT OFFICE CORPORATION
千葉県鎌ケ谷市西佐津間1-18-1 Tel 047(445)4064

・Drawn By _____ Date _____
・Checked By _____ Date _____
・Approved By _____ Date _____

企画・設計者/Plan & Designer
一級建築士 第233297号
竹江 文章

設計認印

物件作品名/Title

【継】桜台小学校校舎改修工事及び桜台中学校校舎一部改修工事


図面種別/Drawing

機械警備設備
小学校3階平面図 (改修後)

縮尺/Scale
(A1) S=1/200
(A3) S=1/400

図面番号/No.

E-073

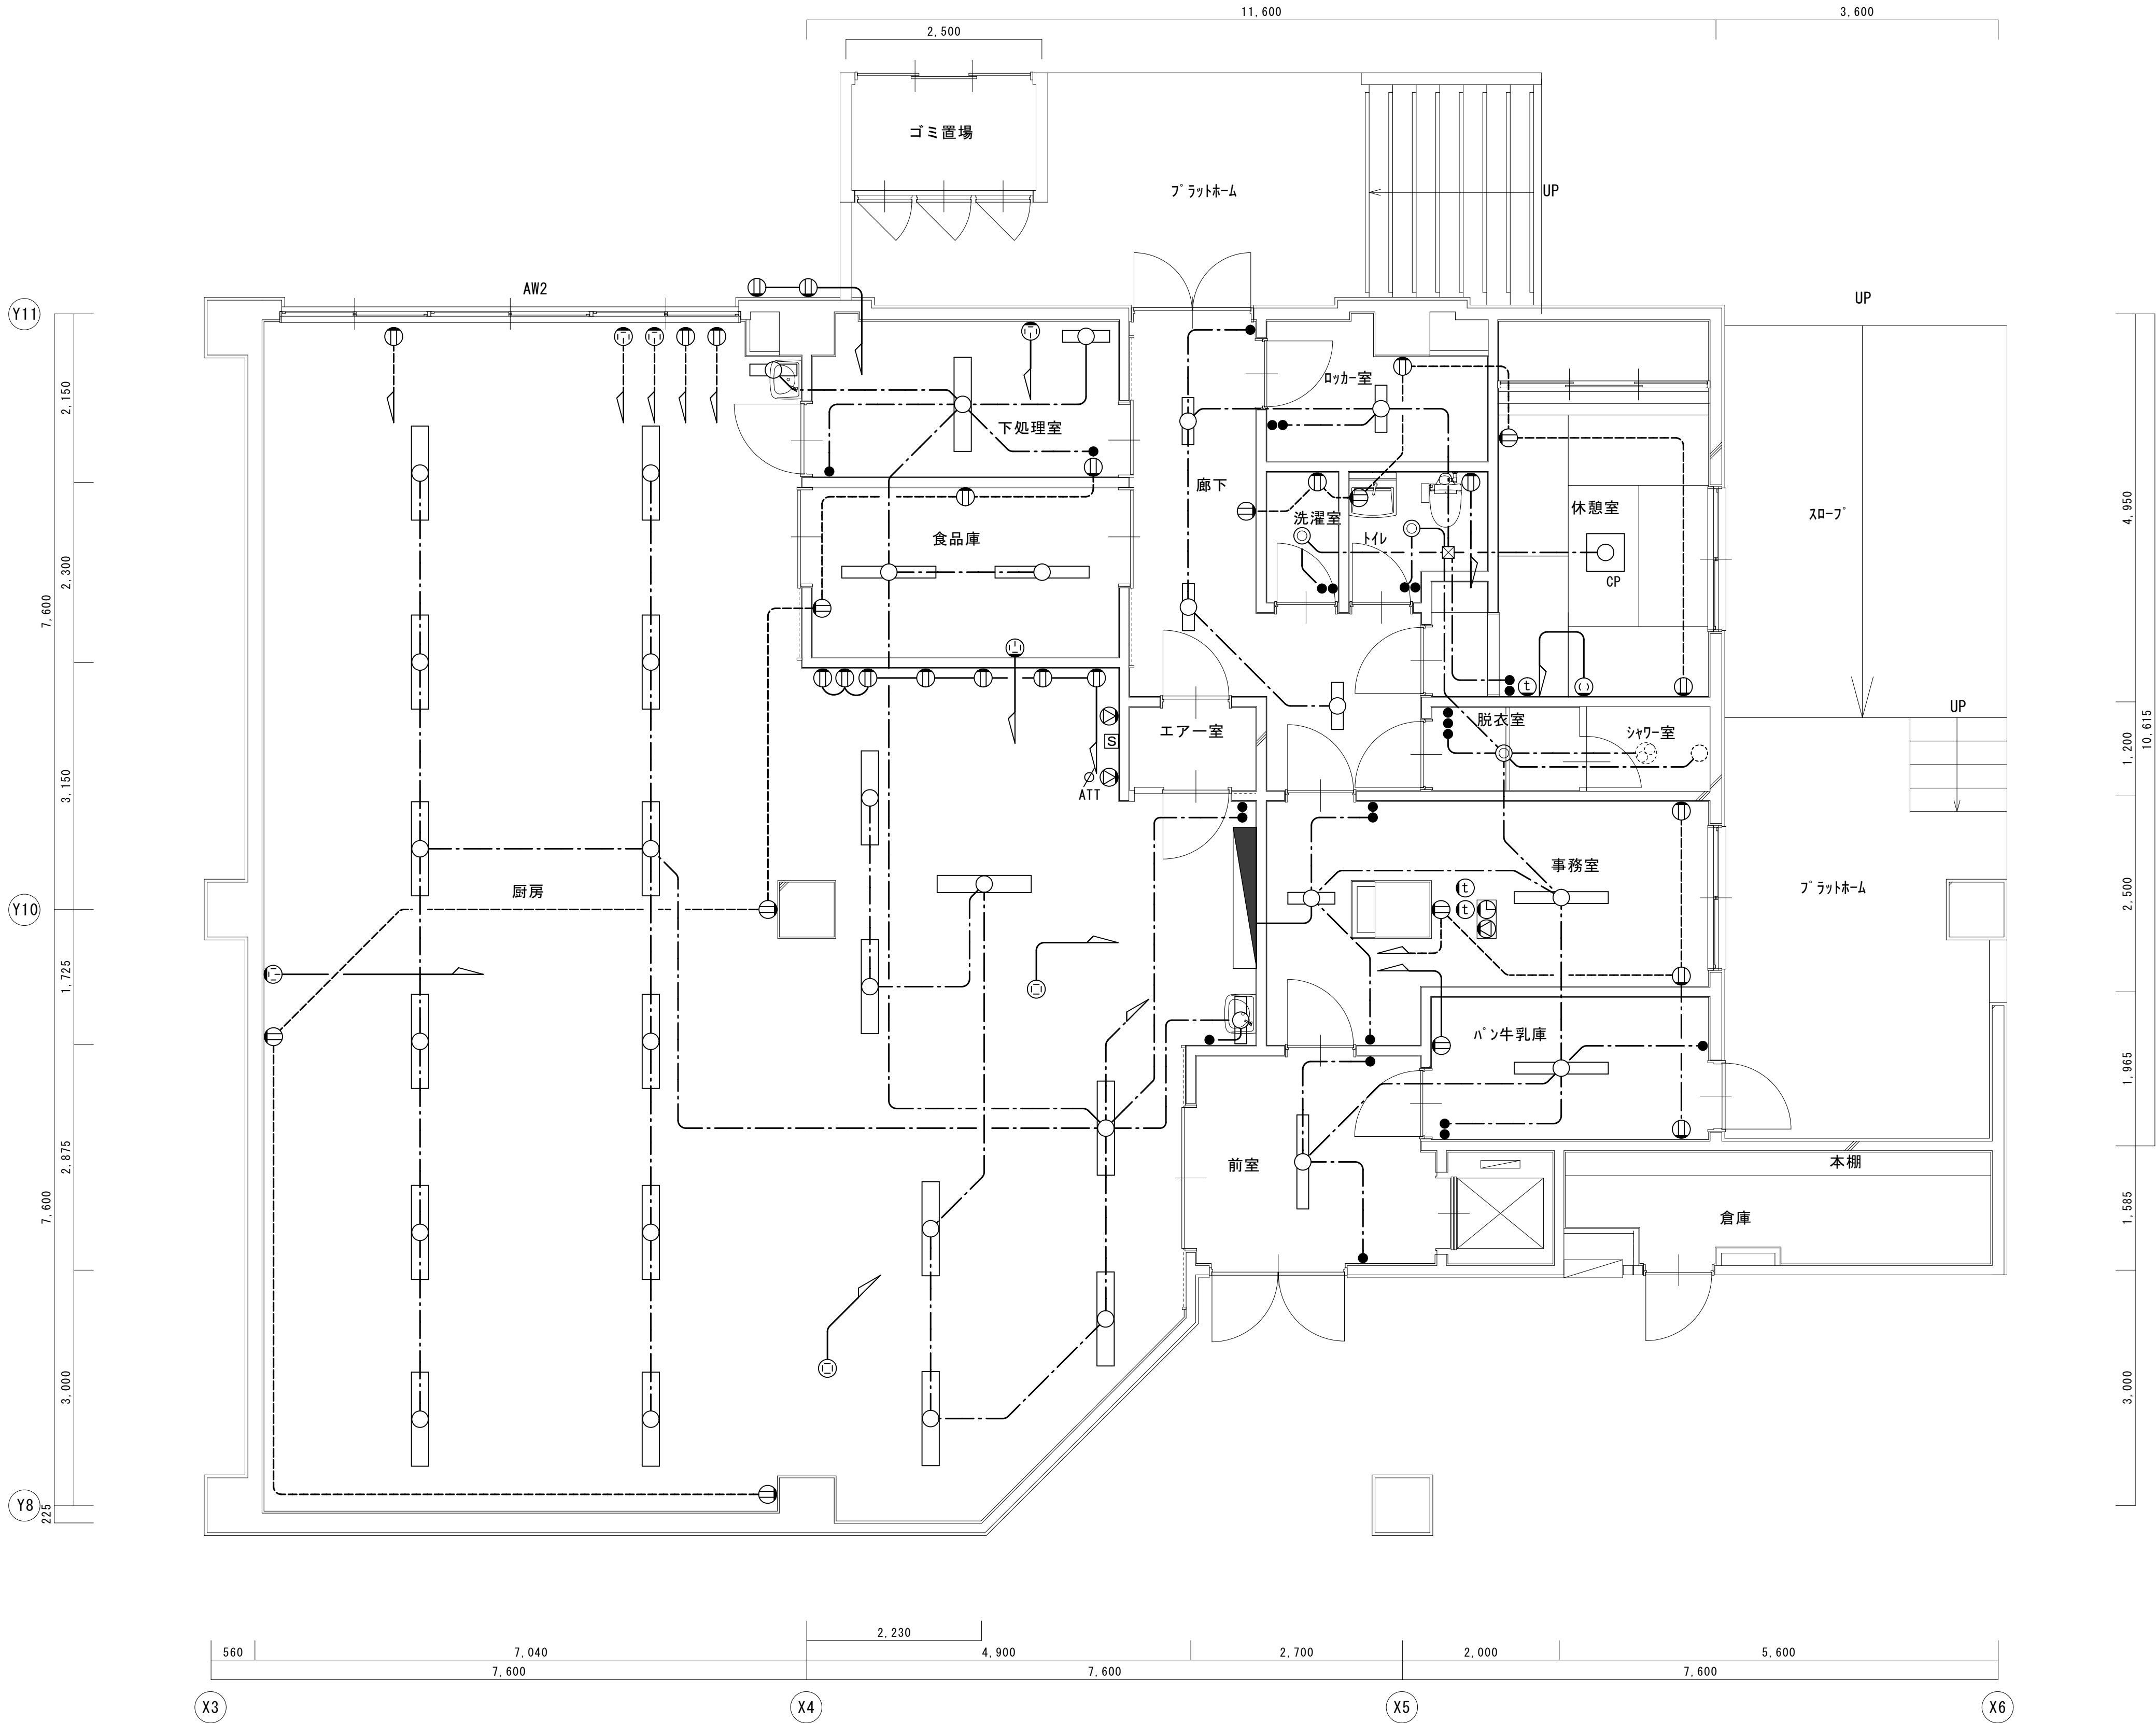


A21	FL20W×1	直付 富士型
A41	FL40W×1	直付 富士型
A42R	FL40W×2	直付 反射傘 防湿
B22	FL20W×2	直付 富士型
I21	FL20W×1	直付 アクリルカバー
P18	FDL18W×1	埋込 ダウンライト
S43	FCL40W+32W	コード吊り

図示の照明器具及びスイッチを撤去する
図示のコンセントを撤去する

- 厨房
A42R×19
I21×3
- 下処理室
A41×1
I21×1
- 食品庫
A41×2
- 廊下
A21×3
- ロッカ-室
B22×1
- 洗濯室
P18×1
- トイレ
P18×1
- 休憩室
S43×1
- 脱衣室
P18×1
- 事務室
A41×1
A21×1
- ハン牛乳庫
A41×1
- 前室
A41×1

平面詳細図

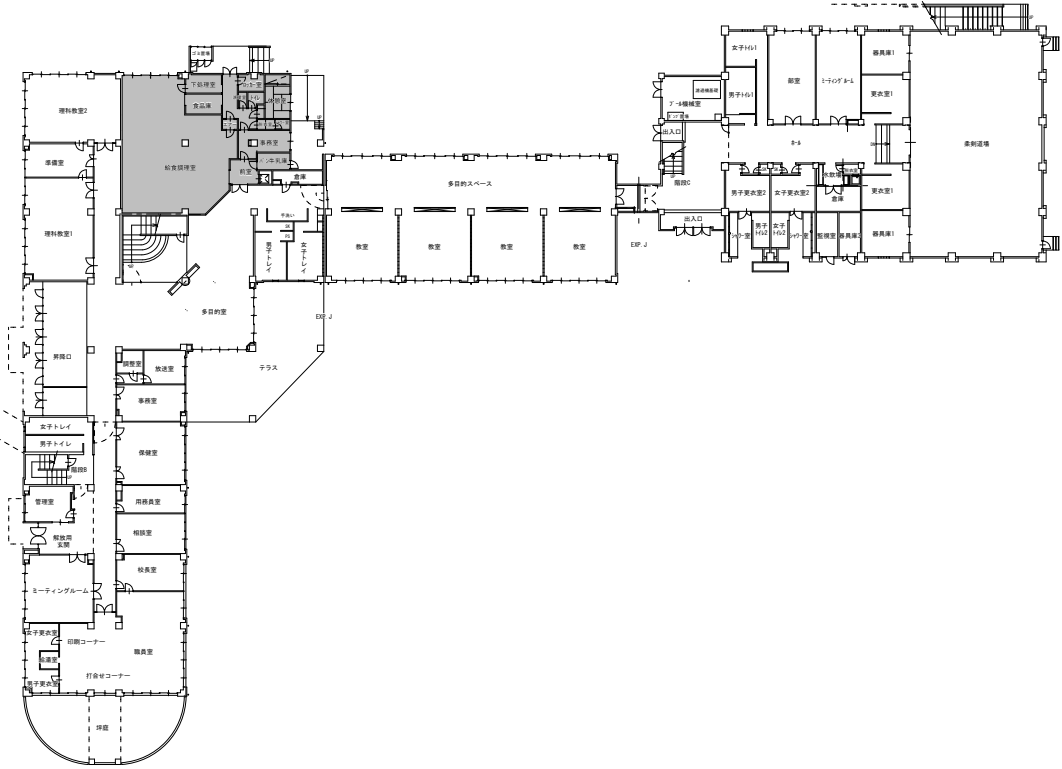

一級建築士事務所 〈千葉県知事登録 第1-2101-3267号〉
株式会社 竹江設計事務所
TAKEE ARCHITECT OFFICE CORPORATION
千葉県鎌ヶ谷市西佐津間1-18-1 Tel 047(445)4064

・Drawn By Date
・Checked By Date
・Approved By Date

企画・設計者/Plan & Designer

一級建築士 第233297号
竹江 文章

設計認印

物件作品名/Title

【継】桜台小学校校舎改修工事及び桜台中学校校舎一部改修工事

図面種別/Drawing


電灯設備中学校配膳室等平面図（改修前）

縮尺/Scale
(A1) S=1/50
(A3) S=1/100

図面番号/No.

E-074

改修後

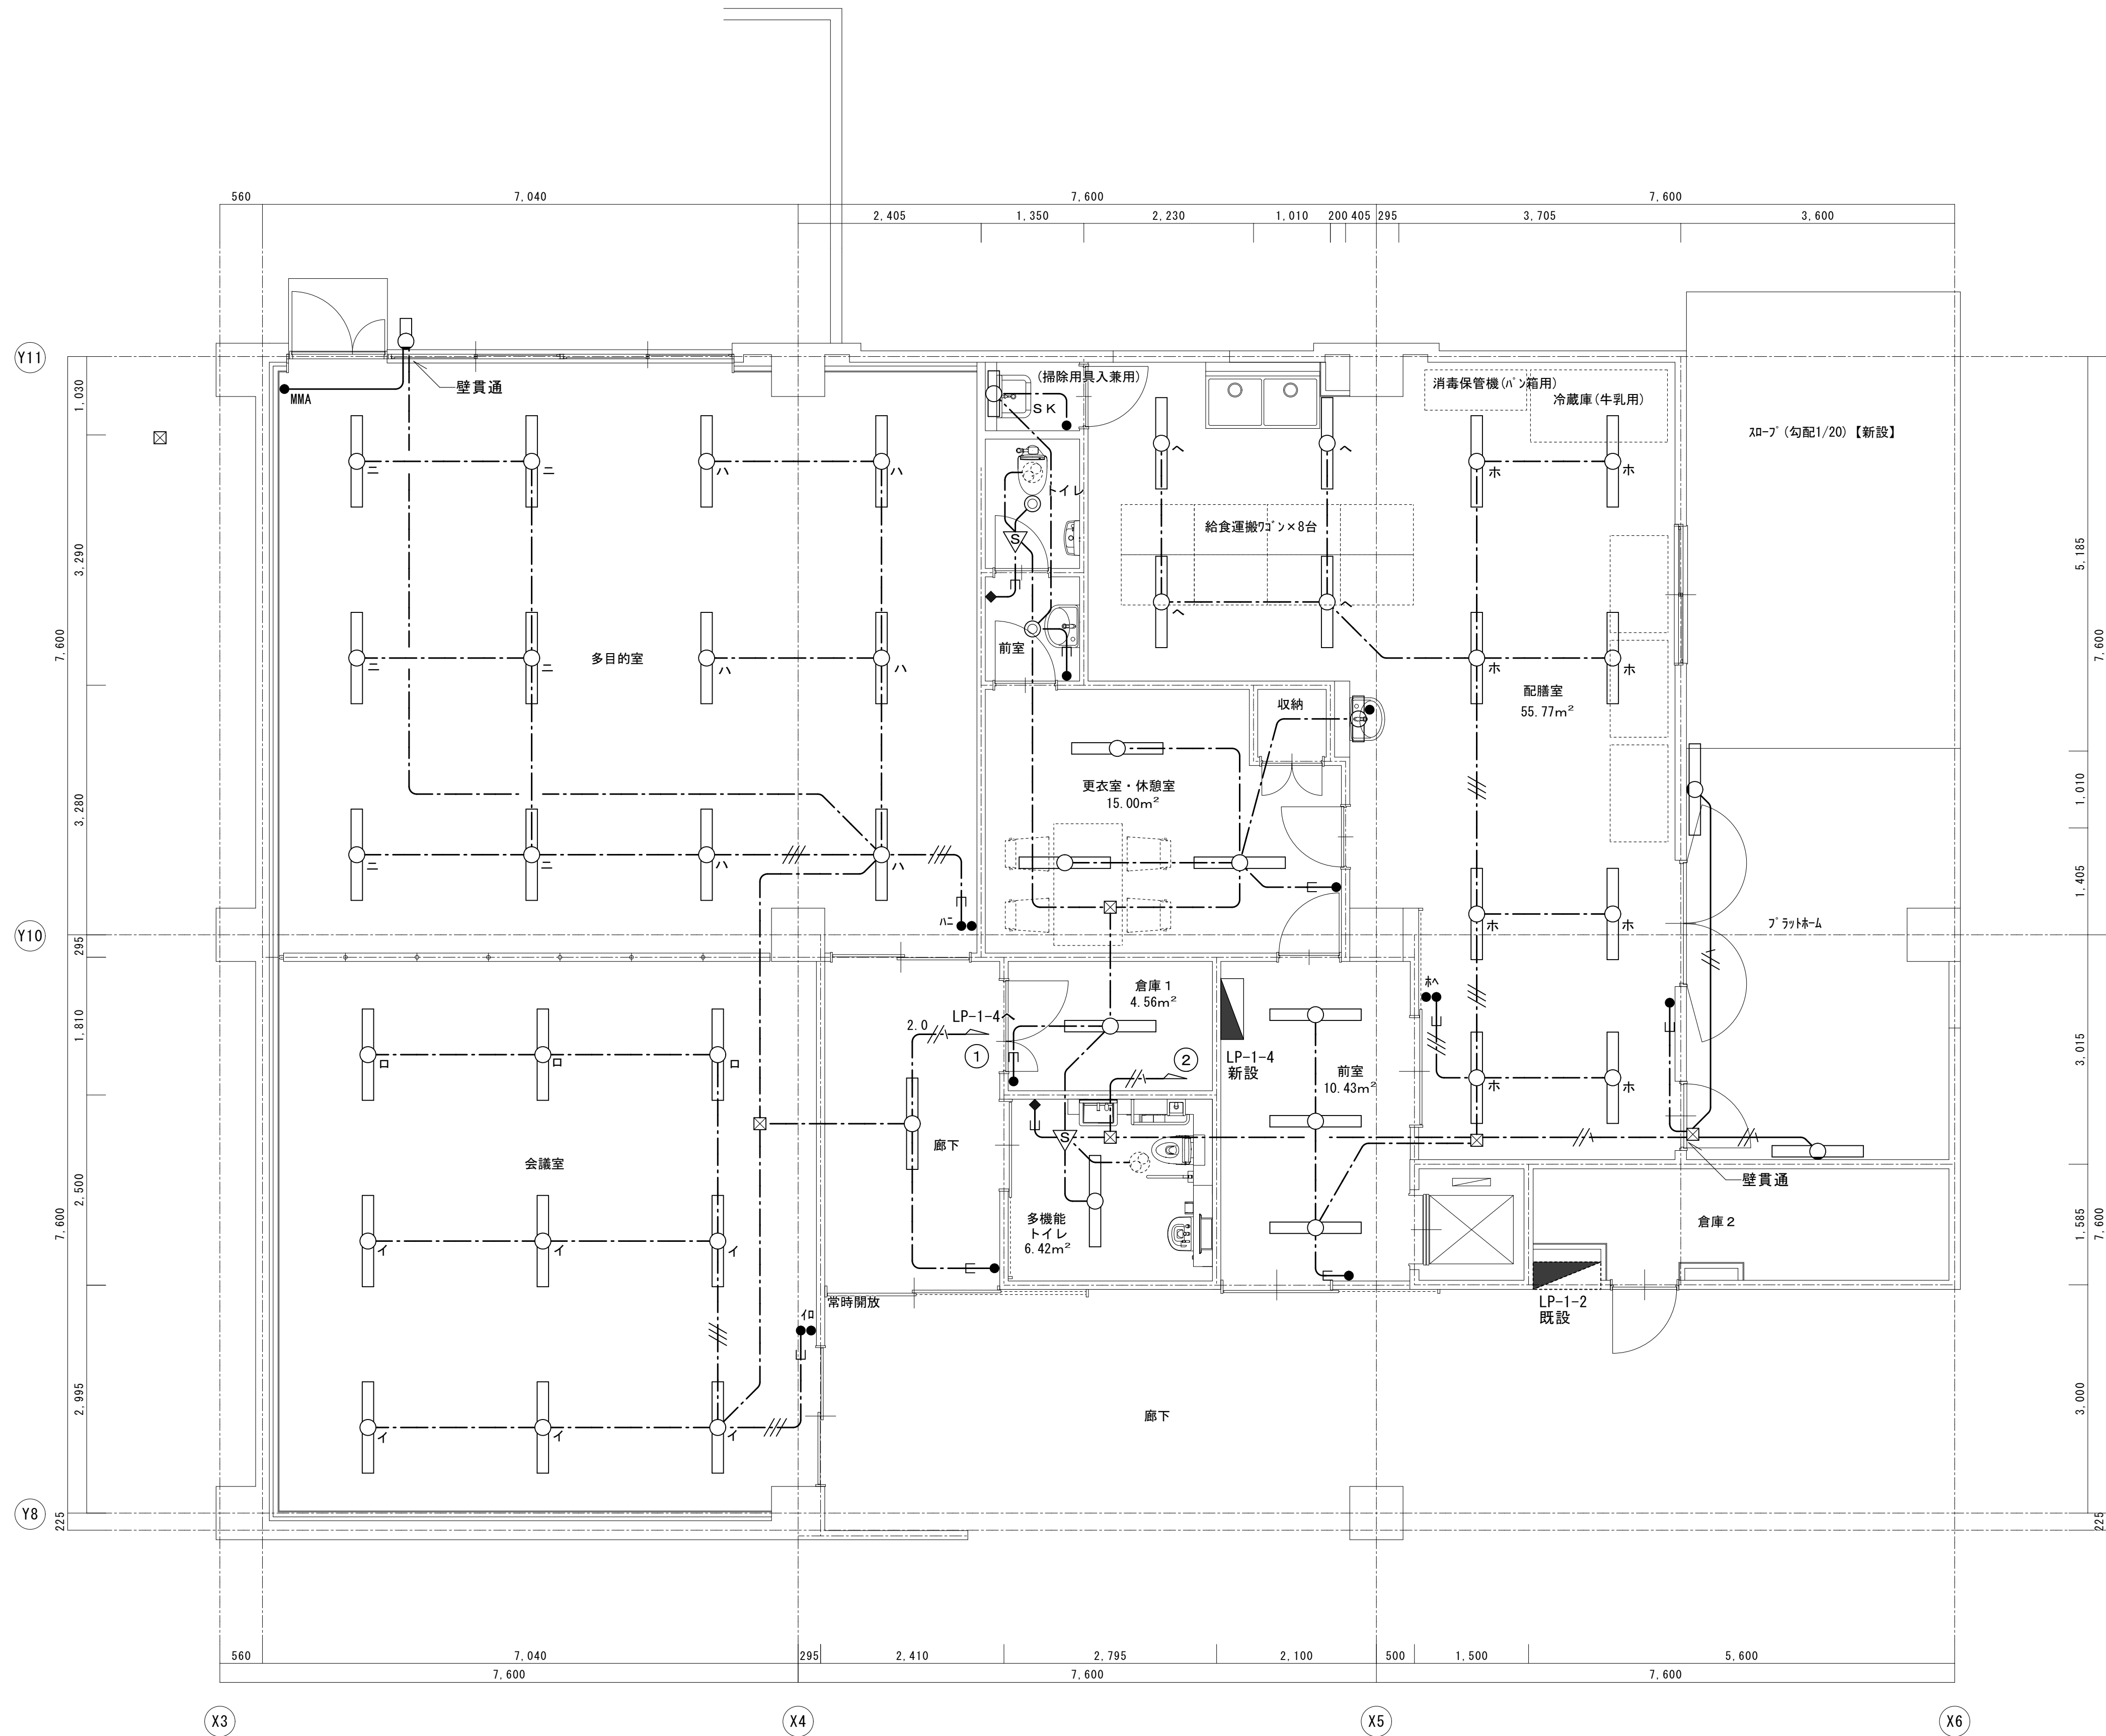

給食室平面詳細図 S=1/50



図示の分電盤を新設する
図示の照明器具及びスイッチを新設する

特記無き新設配管・配線は下記による
--- 隠蔽(天井内)コロガシ配線
--- 配管配線
--- MMA 1種金属線び(メタルモール)A型及び付属品
--- PF (PF22)

--- EM-EEF1. 6-2C
--- EM-EEF1. 6-3C (1C=E)
--- EM-EEF1. 6-3C
--- 2.0 EM-EEF2. 0-3C (1C=E)

LED器具40W型	LED器具20W型
LED器具 ダウンライト	LED器具 センサー
人感センサー	タンブラスイッチ 1P15A×1
タンブラスイッチ 1P15A×1	タンブラスイッチ 1P15A×2
タンブラスイッチ 1P15A×2	人感センサー操作ユニット 2回路用
人感センサー操作ユニット 2回路用	アウトレットボックス 4中浅
アウトレットボックス 4中浅	ブルボックス 150×150×150
ブルボックス 150×150×150	天井扇(換気扇)

- 配膳室
A4×12
- 更衣室・休憩室
A3×3
- 前室
A3×3
- 会議室
A2×3
- 倉庫 1
A1×1
- 多機能トイレ
A3×1
- 廊下
A2×1
- 会議室
A4×9
- 多目的室
A4×12
- トイレ・前室
J×2
- フラットホーム
V×2
- ポーチ
G×1

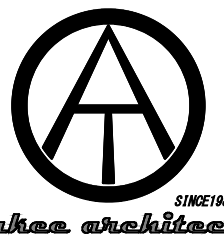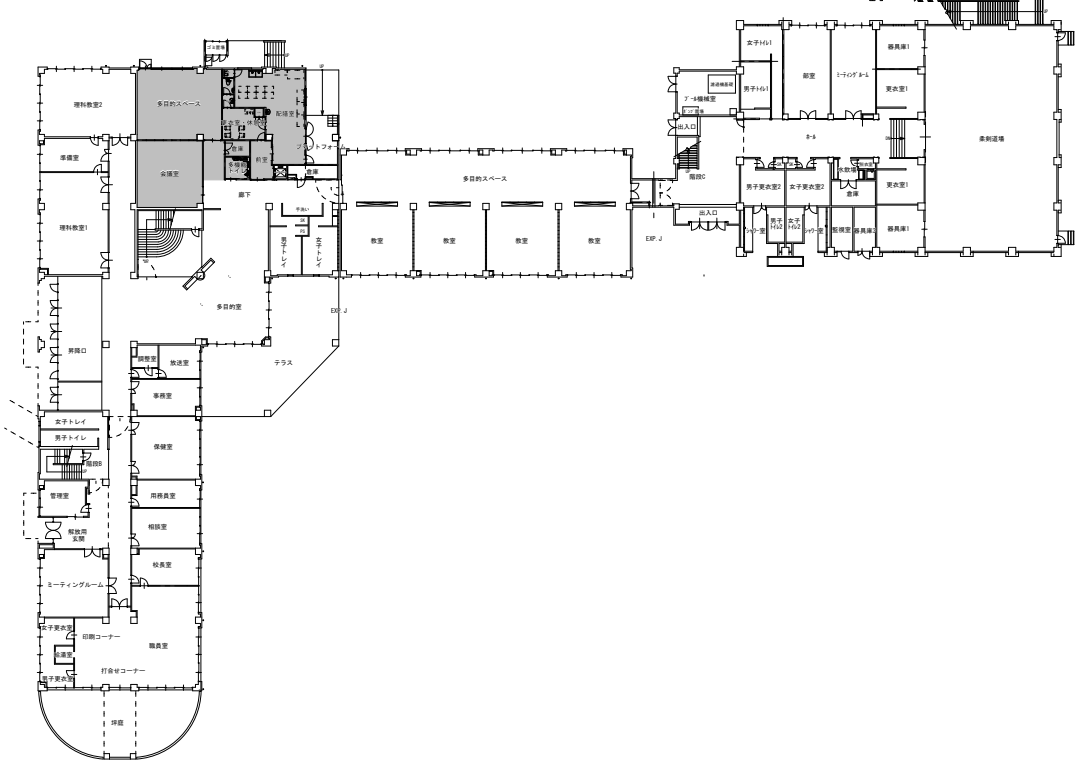

一級建築士事務所 〈千葉県知事登録 第1-2101-3267号〉
株式会社 竹江設計事務所
TAKEE ARCHITECT OFFICE CORPORATION
千葉県鎌ヶ谷市西佐津間1-18-1 Tel 047(445) 4064

・Drawn By Date
・Checked By Date
・Approved By Date

企画・設計者/Plan & Designer

一級建築士 第233297号
竹江 文章

設計認印

物件作品名/Title

【継】桜台小学校校舎改修工事及び桜台中学校校舎一部改修工事


図面種別/Drawing

電灯設備中学校配膳室等平面図 (改修後)

縮尺/Scale
(A1) S=1/50
(A3) S=1/100

図面番号/No.

E-075

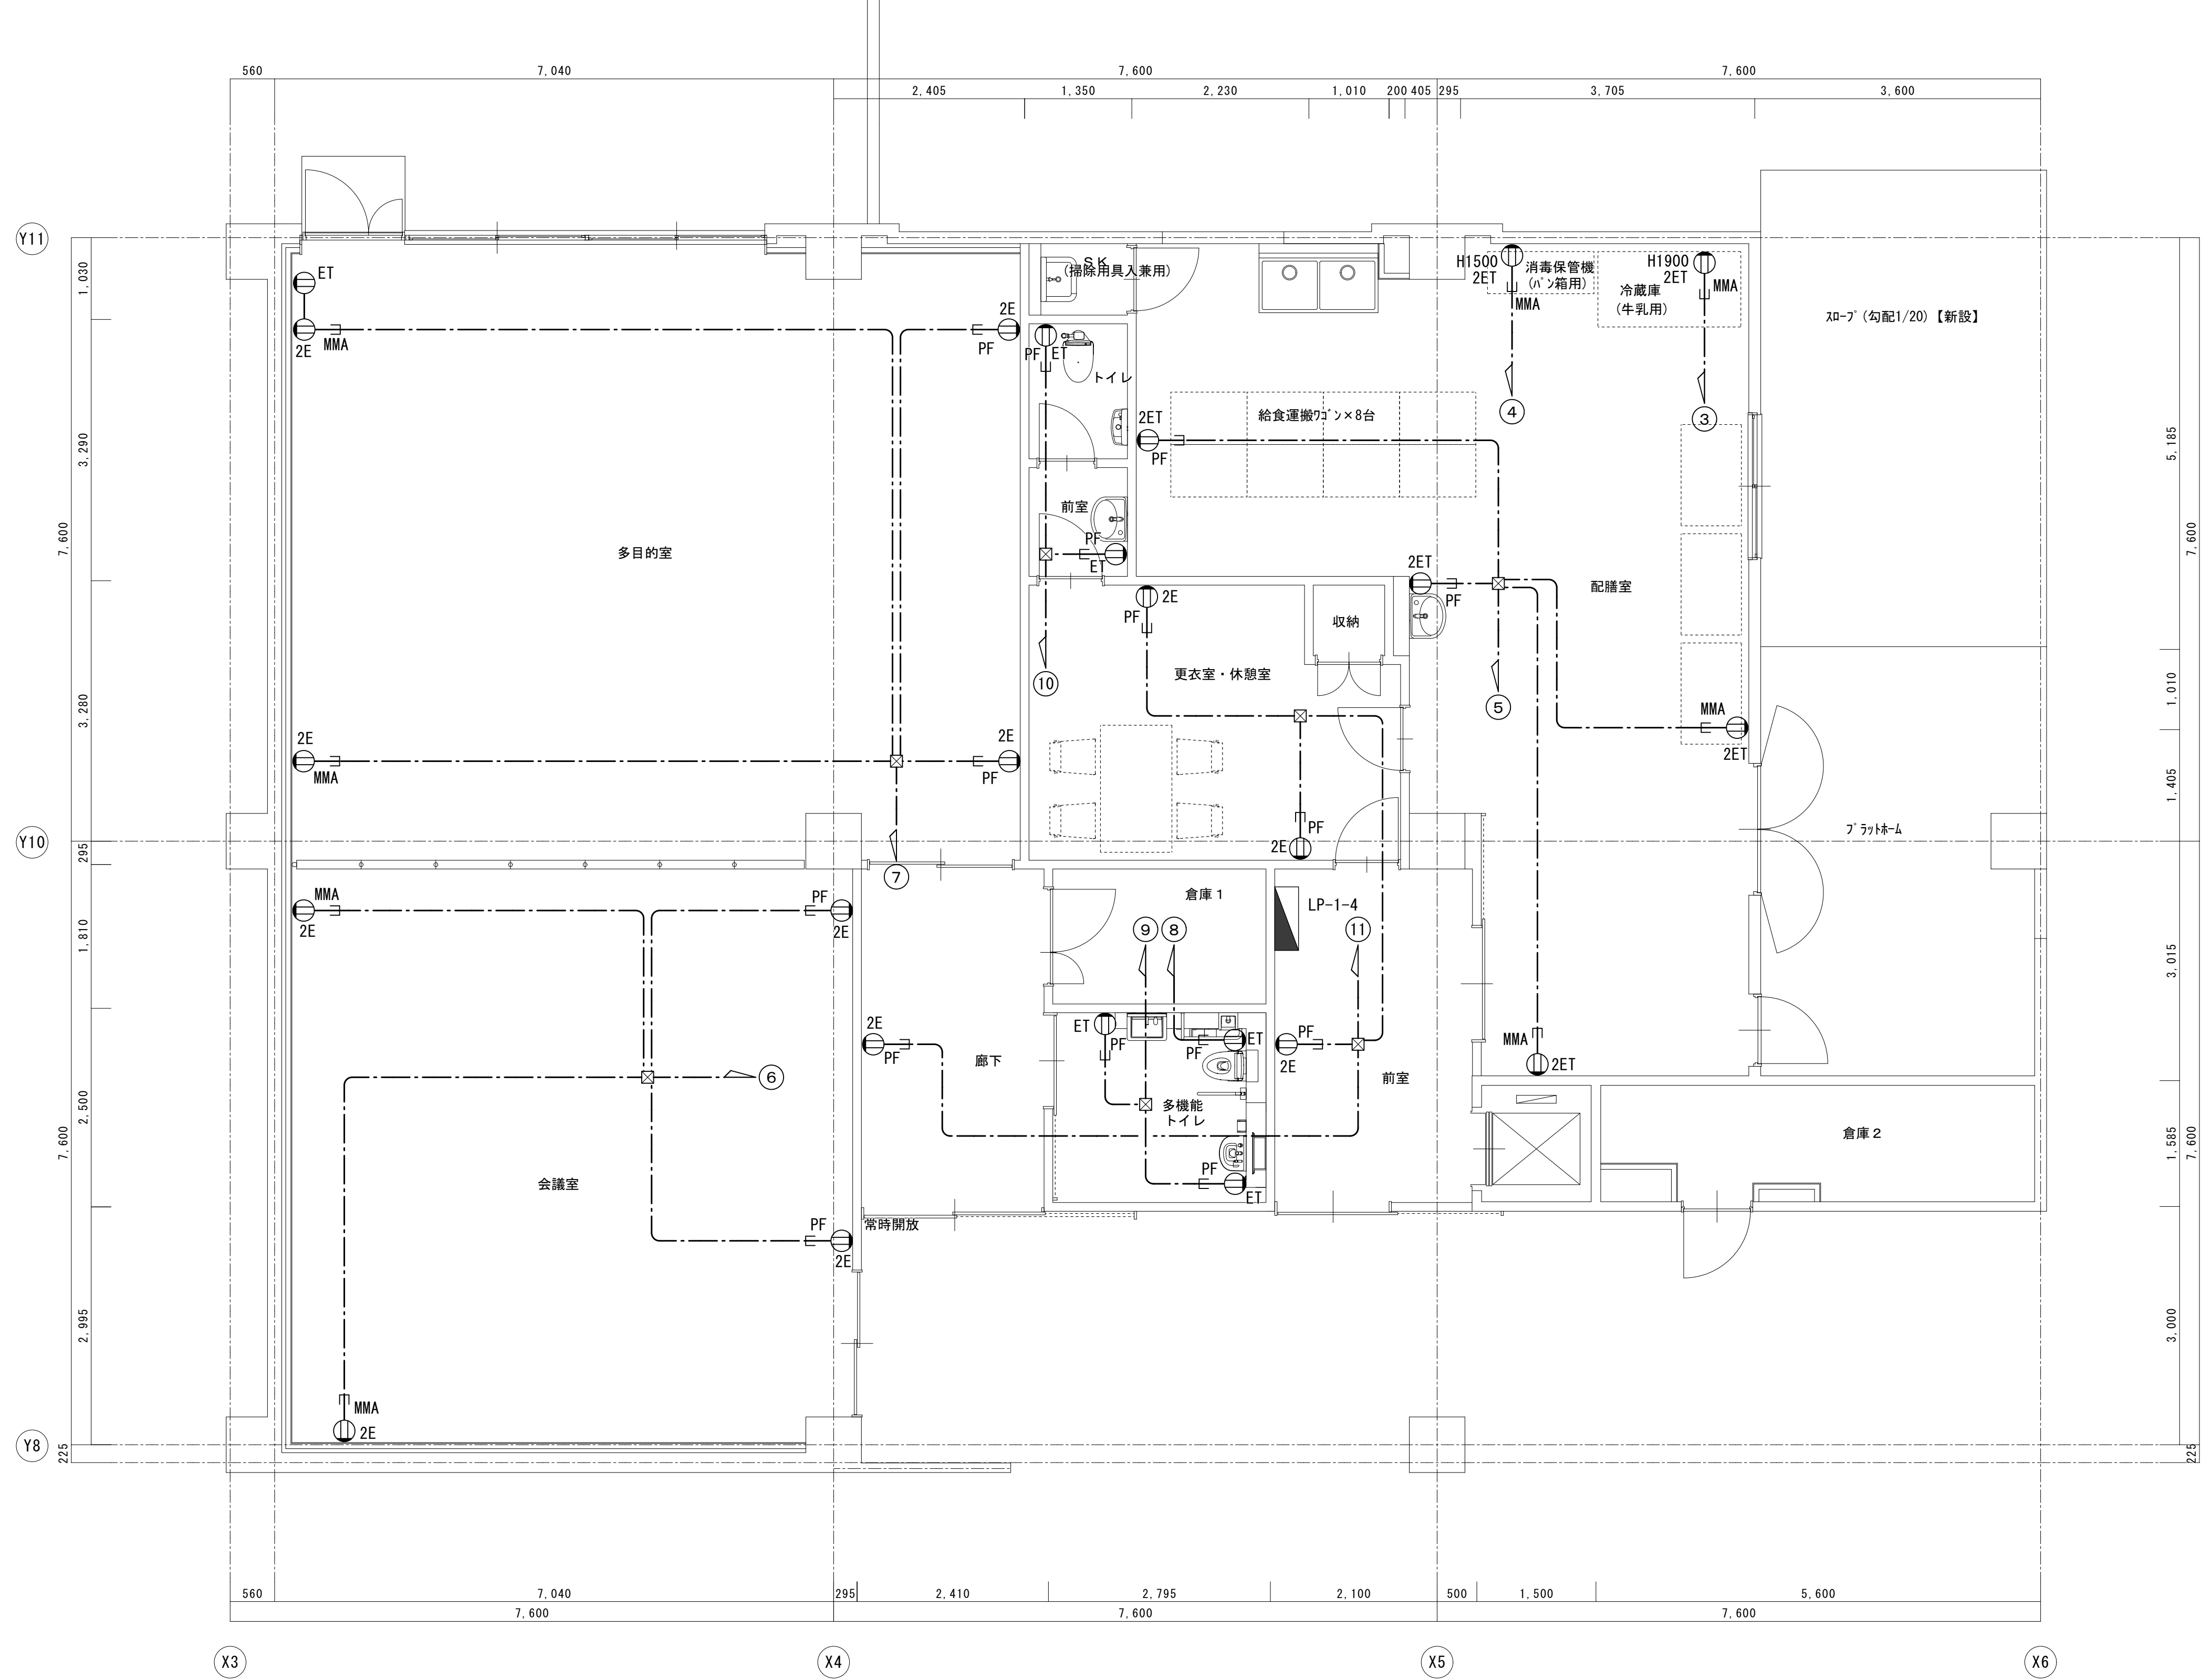


図示のコンセントを新設する

特記無き新設配管・配線は下記による	
---	隠蔽 (天井内) コロガシ配線
---	配管配線
⇒ MMA	1種金属線び (メタル) A型及び付属品
⇒ PF	(PF22)

---	EM-EEF2.0-3C (1C=E)
-----	---------------------

機器凡例	
⊖ 2E	2P15A×2 接地極付
⊖ ET	2P15A×1 接地端子付
⊖ 2ET	2P15A×2 接地極・接地端子付
☑	樹脂製ブルボックス 150×150×150

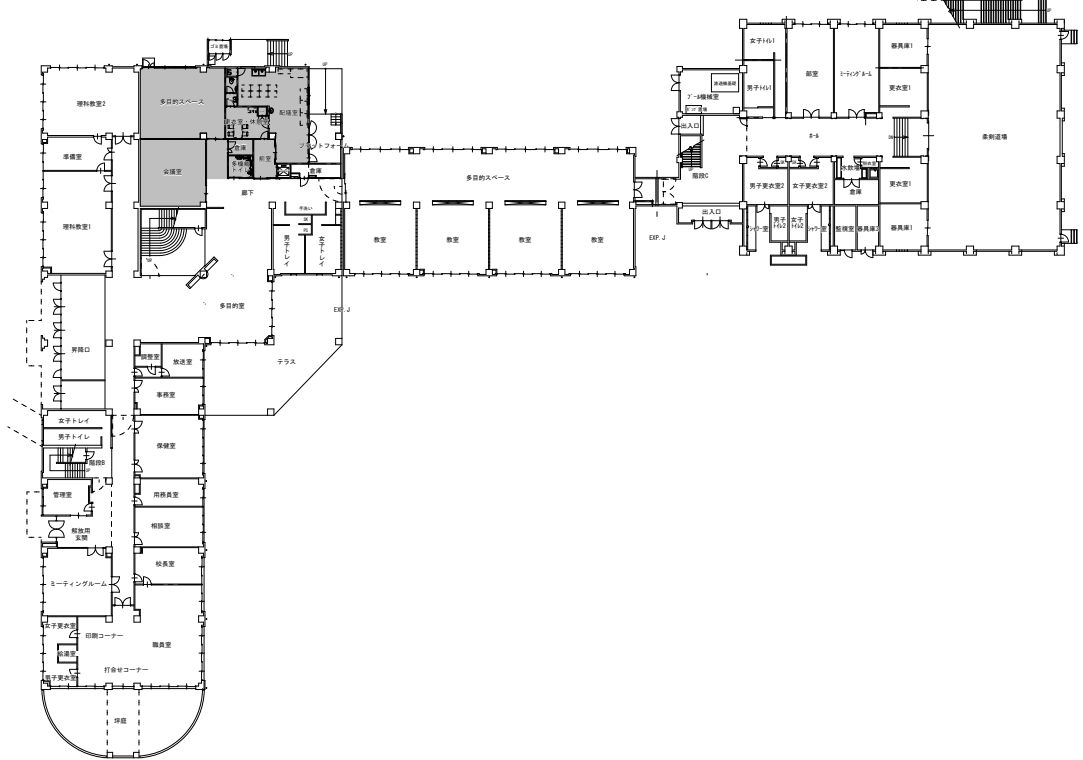

給食室平面詳細図 S=1/50



一級建築士事務所 〈千葉県知事登録 第1-2101-3267号〉
株式会社 竹江設計事務所
TAKEE ARCHITECT OFFICE CORPORATION
千葉県鎌ケ谷市西佐津間1-18-1 Tel 047(445)4064

・Drawn By _____ Date _____
・Checked By _____ Date _____
・Approved By _____ Date _____

企画・設計者/Plan & Designer
一級建築士 第233297号
竹江 文章

設計認印

物件作品名/Title

【継】桜台小学校校舎改修工事及び桜台中学校校舎一部改修工事



図面種別/Drawing

コンセント設備中学校配膳室等平面図 (改修後)

縮尺/Scale
(A1) S=1/50
(A3) S=1/100

図面番号/No.

E-076

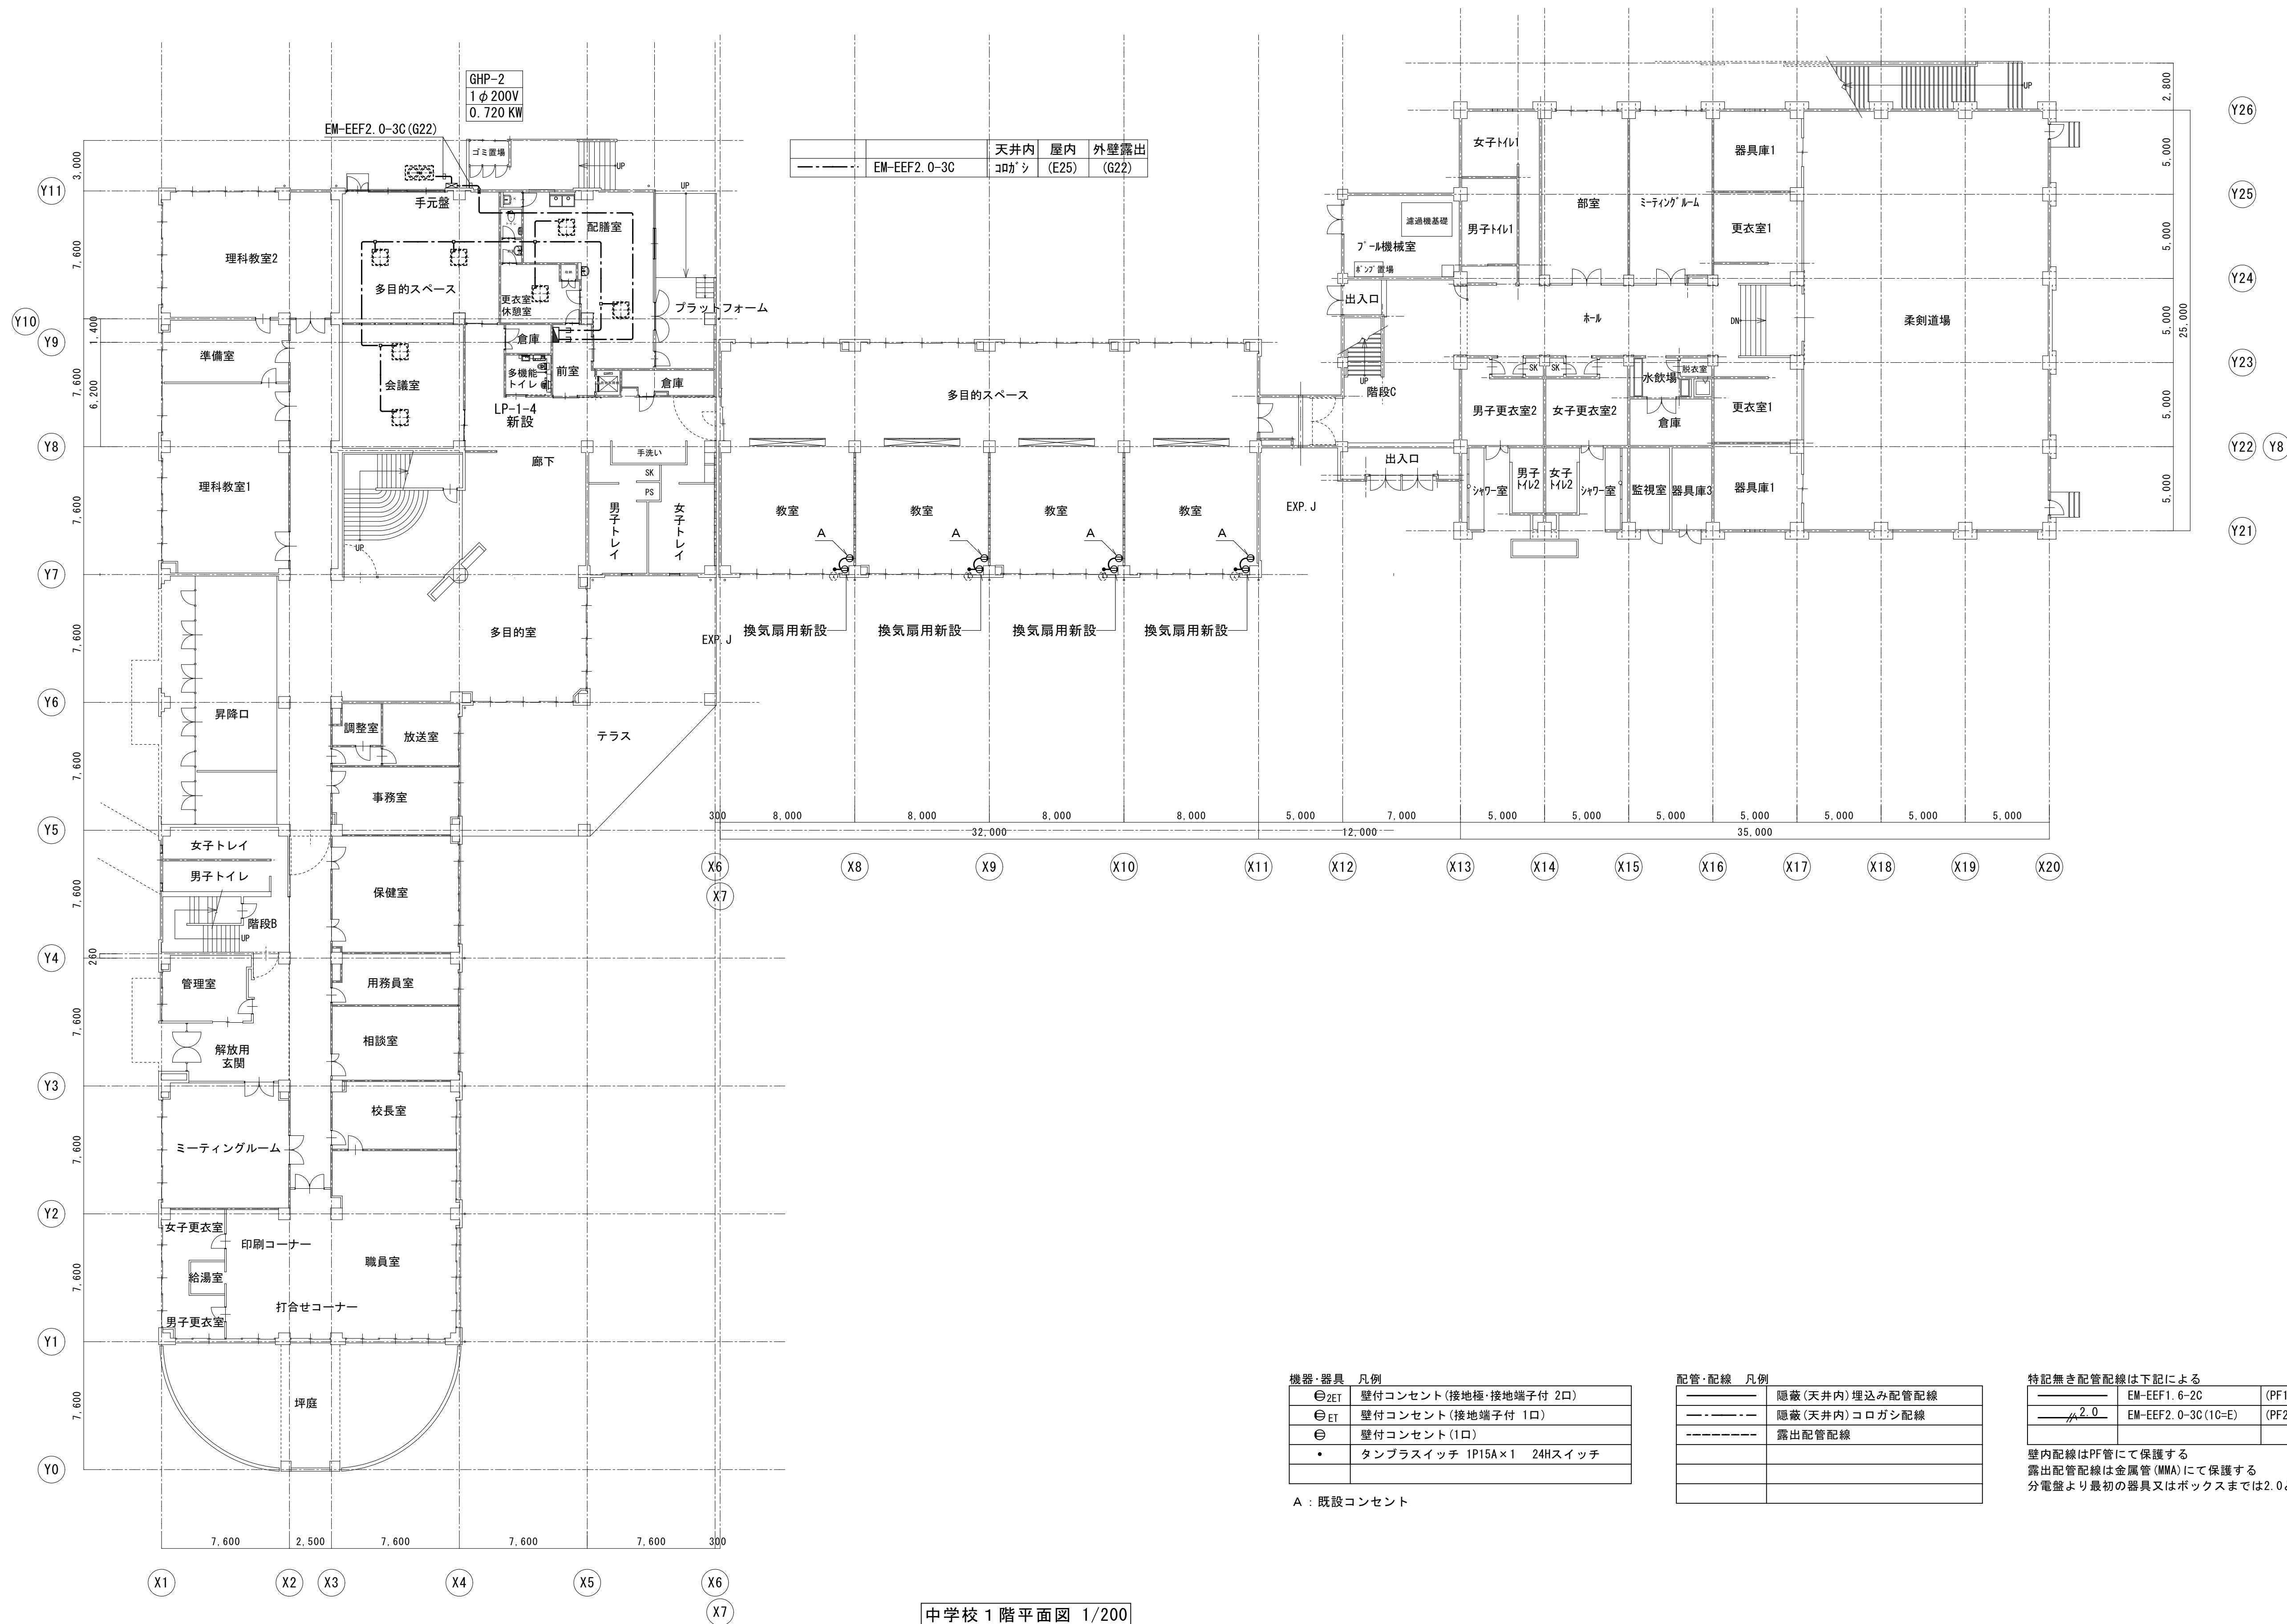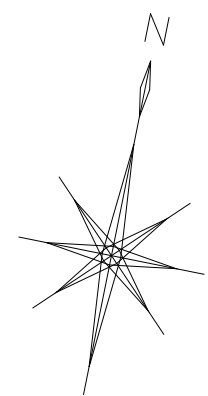

中学校 1 階平面図 1/200

機器・器具 凡例	
⊖2ET	壁付コンセント(接地極・接地端子付 2口)
⊖ET	壁付コンセント(接地端子付 1口)
⊖	壁付コンセント(1口)
•	タンブラスイッチ 1P15A×1 24Hスイッチ

A : 既設コンセント

配管・配線 凡例	
———	隠蔽(天井内)埋込み配管配線
— · — · —	隠蔽(天井内)コロガシ配線
-----	露出配管配線

特記無き配管配線は下記による		
———	EM-EEF1.6-2C	(PF16) (MMA)
——— 2.0	EM-EEF2.0-3C(1C=E)	(PF22) (MMA)

壁内配線はPF管にて保護する
露出配管配線は金属管(MMA)にて保護する
分電盤より最初の器具又はボックスまでは2.0とする



一級建築士事務所 〈千葉県知事登録 第1-2101-3267号〉
株式会社 竹江設計事務所
TAKEE ARCHITECT OFFICE CORPORATION
千葉県鎌ヶ谷市西佐津間1-18-1 Tel 047(445)4064

_____	_____
_____	_____
_____	_____

・Drawn By	Date
・Checked By	Date
・Approved By	Date

企画・設計者/Plan & Designer
一級建築士 第233297号
竹江 文章

設計認印

物件作品名/Title

【継】桜台小学校校舎改修工事及び桜台中学校校舎一部改修工事



図面種別/Drawing

コンセント設備中学校1階平面図 (改修後)

縮尺/Scale
(A1) S=1/200
(A3) S=1/400

図面番号/No.

E-077

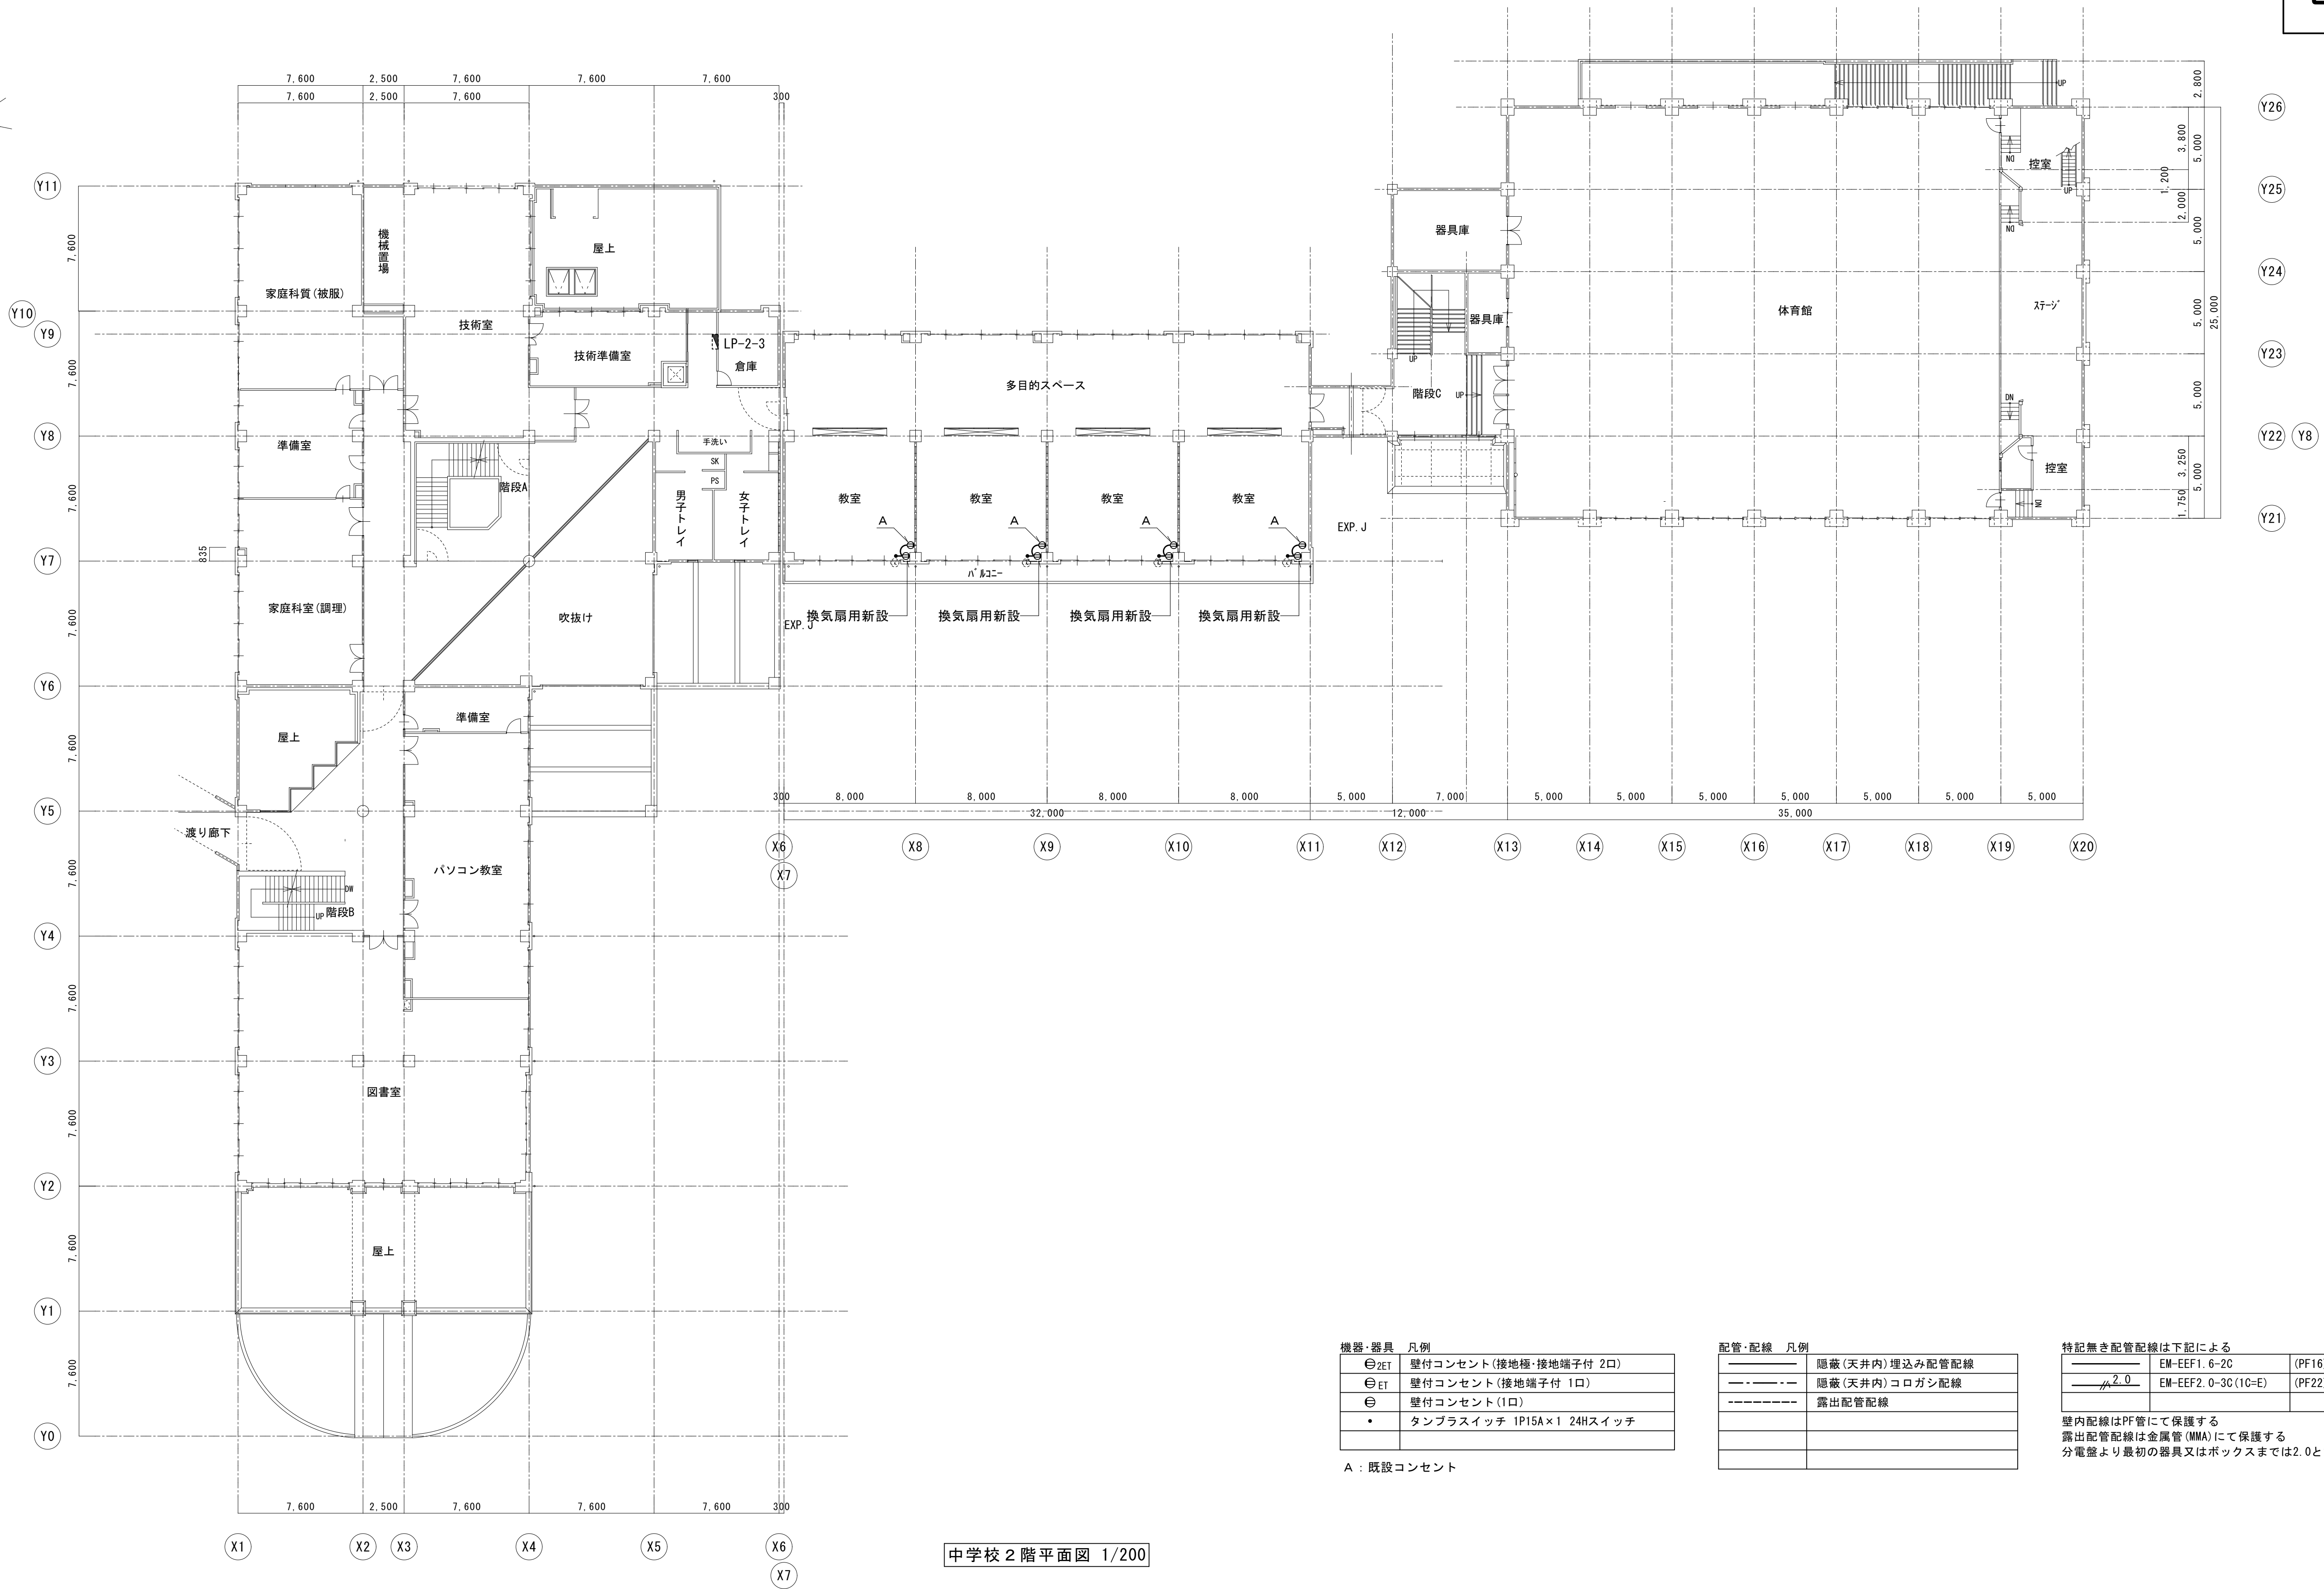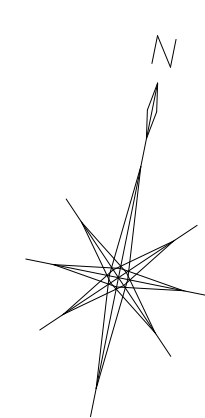

機器・器具 凡例	
⊖2ET	壁付コンセント(接地極・接地端子付 2口)
⊖ET	壁付コンセント(接地端子付 1口)
⊖	壁付コンセント(1口)
•	タンブラスイッチ 1P15A×1 24Hスイッチ

A : 既設コンセント

配管・配線 凡例	
——	隠蔽(天井内)埋込み配管配線
- - - -	隠蔽(天井内)コログシ配線
——	露出配管配線
——	
——	

特記無き配管配線は下記による		
——	EM-EEF1. 6-2C	(PF16) (MMA)
—— 2.0	EM-EEF2. 0-3C(1C=E)	(PF22) (MMA)

壁内配線はPF管にて保護する
露出配管配線は金属管(MMA)にて保護する
分電盤より最初の器具又はボックスまでは2.0とする

中学校 2 階平面図 1/200



一級建築士事務所 〈千葉県知事登録 第1-2101-3267号〉
株式会社 竹江設計事務所
TAKEE ARCHITECT OFFICE CORPORATION
千葉県鎌ヶ谷市西佐津間1-18-1 Tel 047(445)4064


・Drawn By _____ Date _____
・Checked By _____ Date _____
・Approved By _____ Date _____

企画・設計者/Plan & Designer
一級建築士 第233297号
竹江 文章

設計認印
物件作品名/Title
【継】桜台小学校校舎改修工事及び桜台中学校校舎一部改修工事
図面種別/Drawing
コンセント設備中学校2階平面図 (改修後)

縮尺/Scale
(A1) S=1/200
(A3) S=1/400

図面番号/No.
E-078

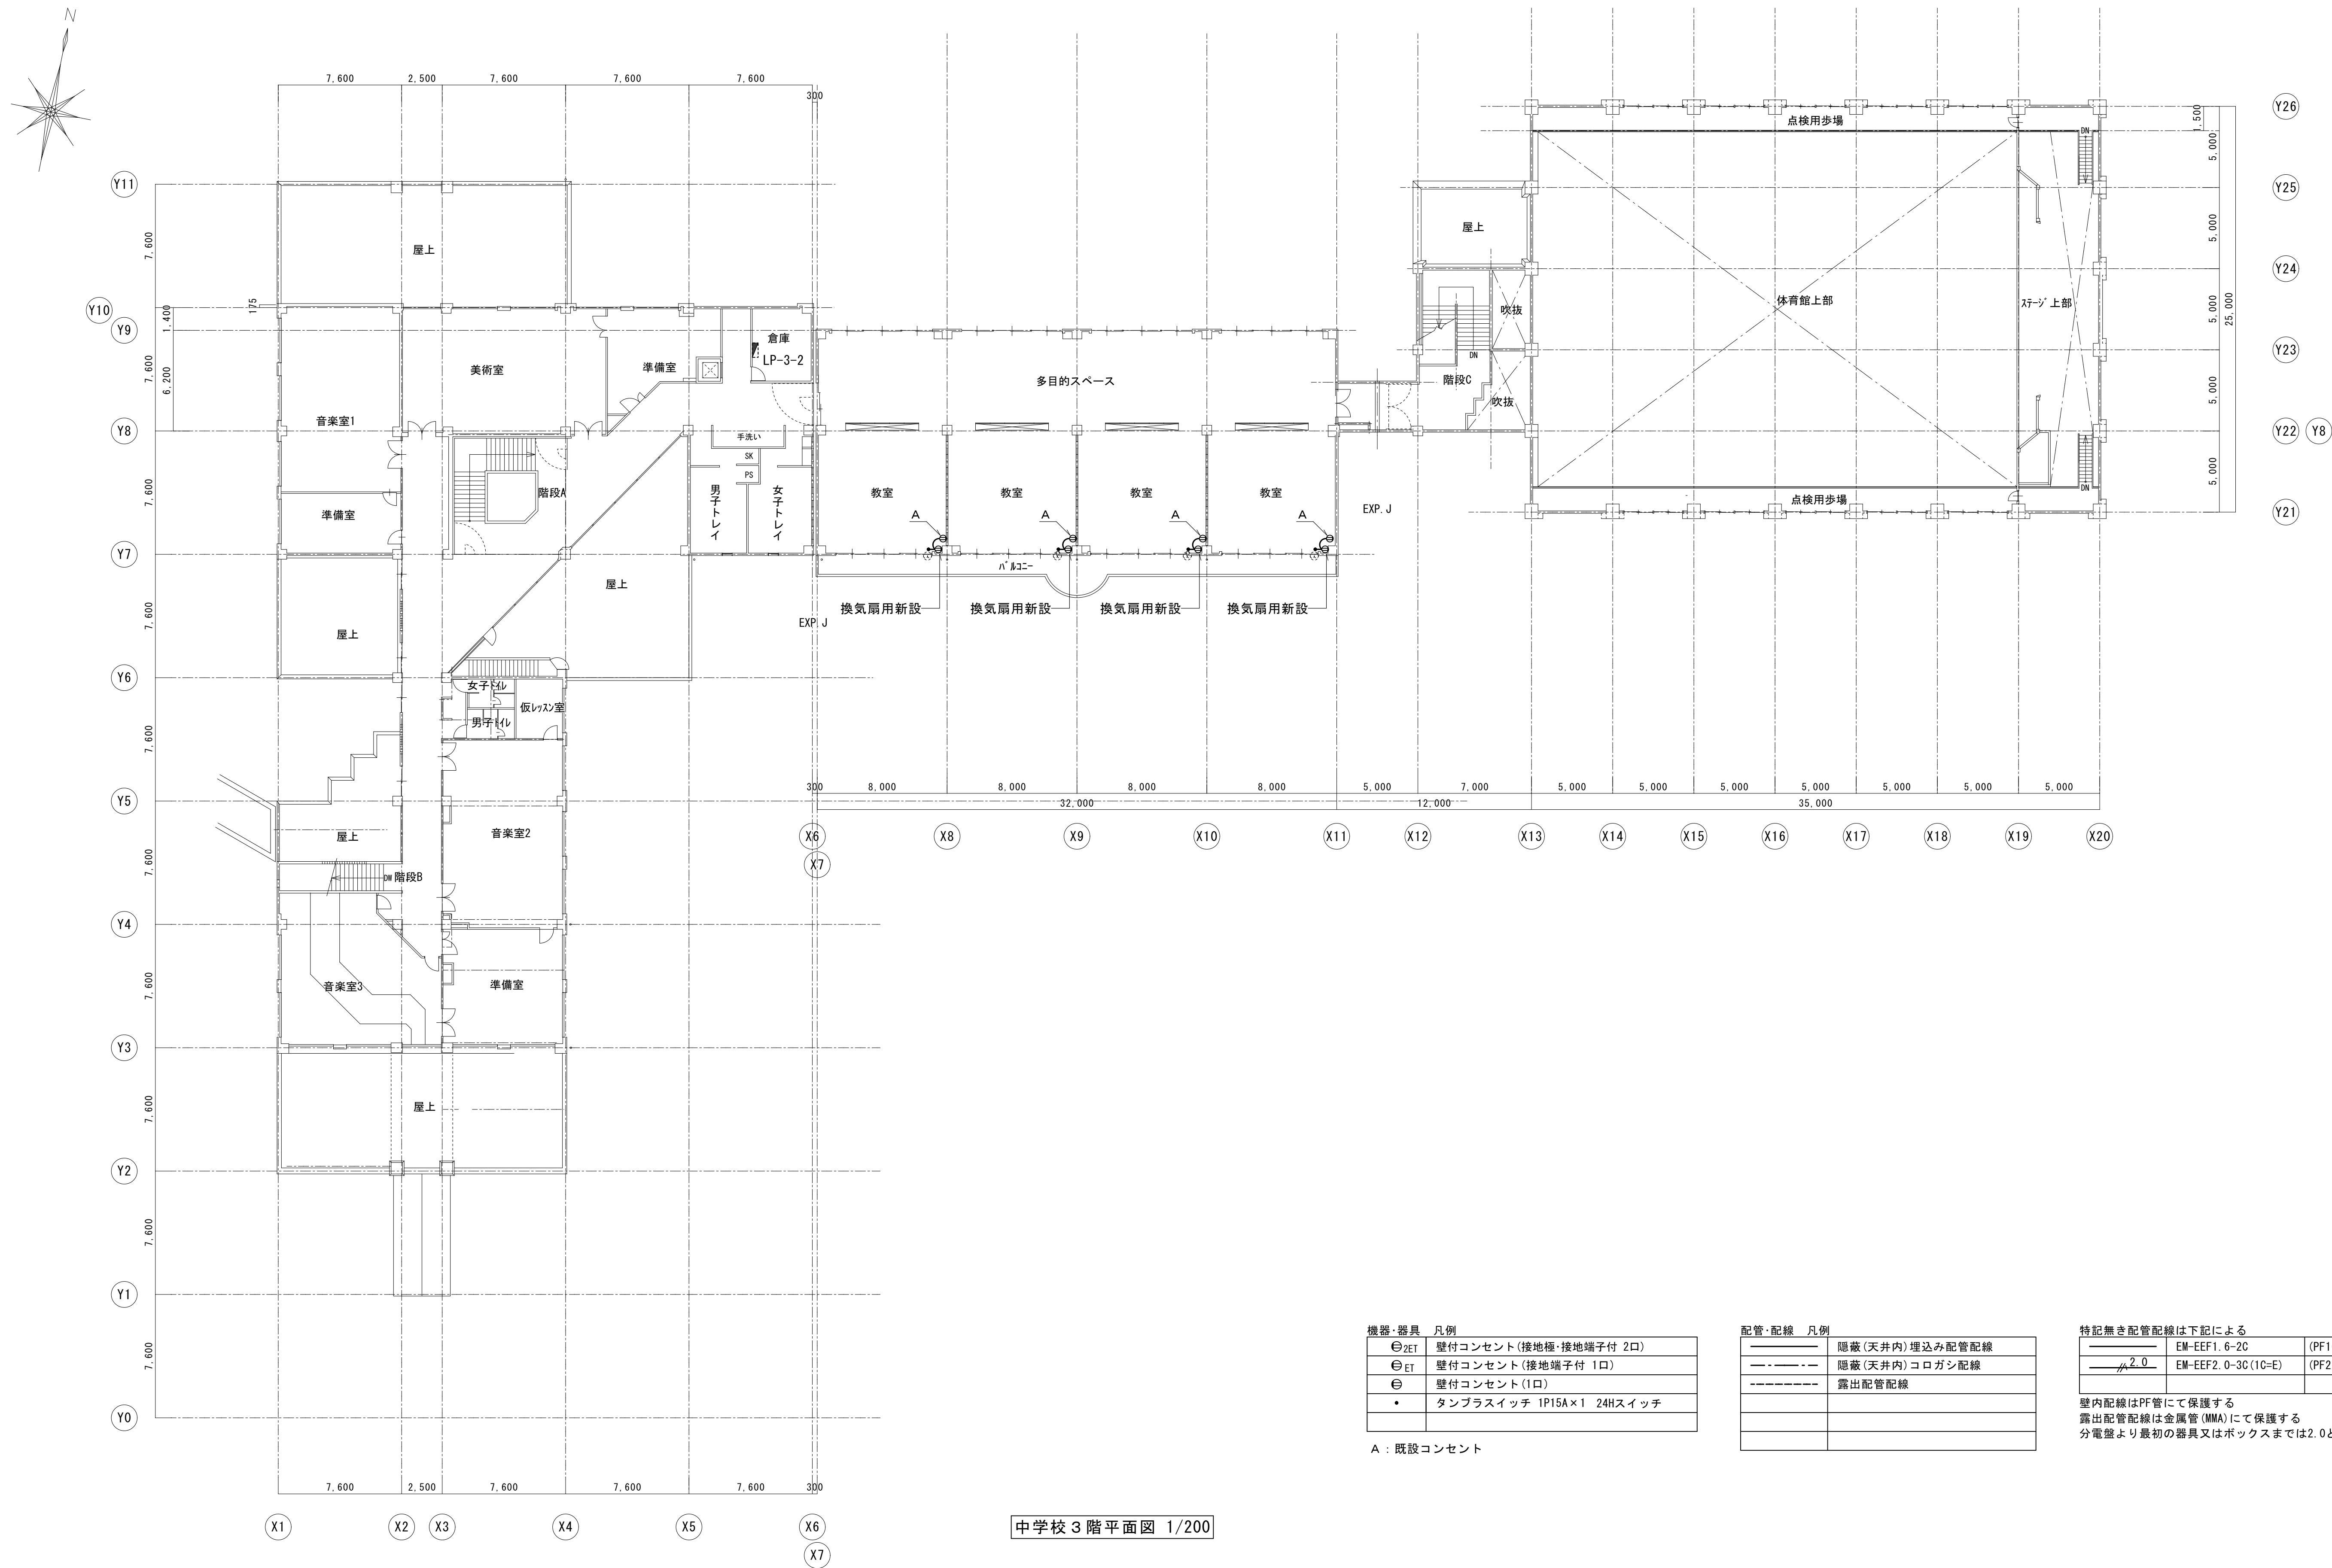

中学校 3 階平面図 1/200

機器・器具 凡例	
⊖2ET	壁付コンセント(接地極・接地端子付 2口)
⊖ET	壁付コンセント(接地端子付 1口)
⊖	壁付コンセント(1口)
•	タンブラスイッチ 1P15A×1 24Hスイッチ

A : 既設コンセント

配管・配線 凡例	
——	隠蔽(天井内)埋込み配管配線
- - - -	隠蔽(天井内)コロガシ配線
-----	露出配管配線

特記無き配管配線は下記による		
——	EM-EFF1.6-2C	(PF16) (MMA)
2.0	EM-EFF2.0-3C(1C=E)	(PF22) (MMA)

壁内配線はPF管にて保護する
露出配管配線は金属管(MMA)にて保護する
分電盤より最初の器具又はボックスまでは2.0とする



一級建築士事務所 〈千葉県知事登録 第1-2101-3267号〉
株式会社 竹江設計事務所
TAKEE ARCHITECT OFFICE CORPORATION
千葉県鎌ヶ谷市西佐津間1-18-1 Tel 047(445)4064

_____	_____
_____	_____
_____	_____

・Drawn By	Date
・Checked By	Date
・Approved By	Date

企画・設計者/Plan & Designer
一級建築士 第233297号
竹江 文章

設計認印

物件作品名/Title

【継】桜台小学校校舎改修工事及び桜台中学校校舎一部改修工事

図面種別/Drawing


コンセント設備中学校3階平面図 (改修後)

縮尺/Scale
(A1) S=1/200
(A3) S=1/400

図面番号/No.

E-079

改修前

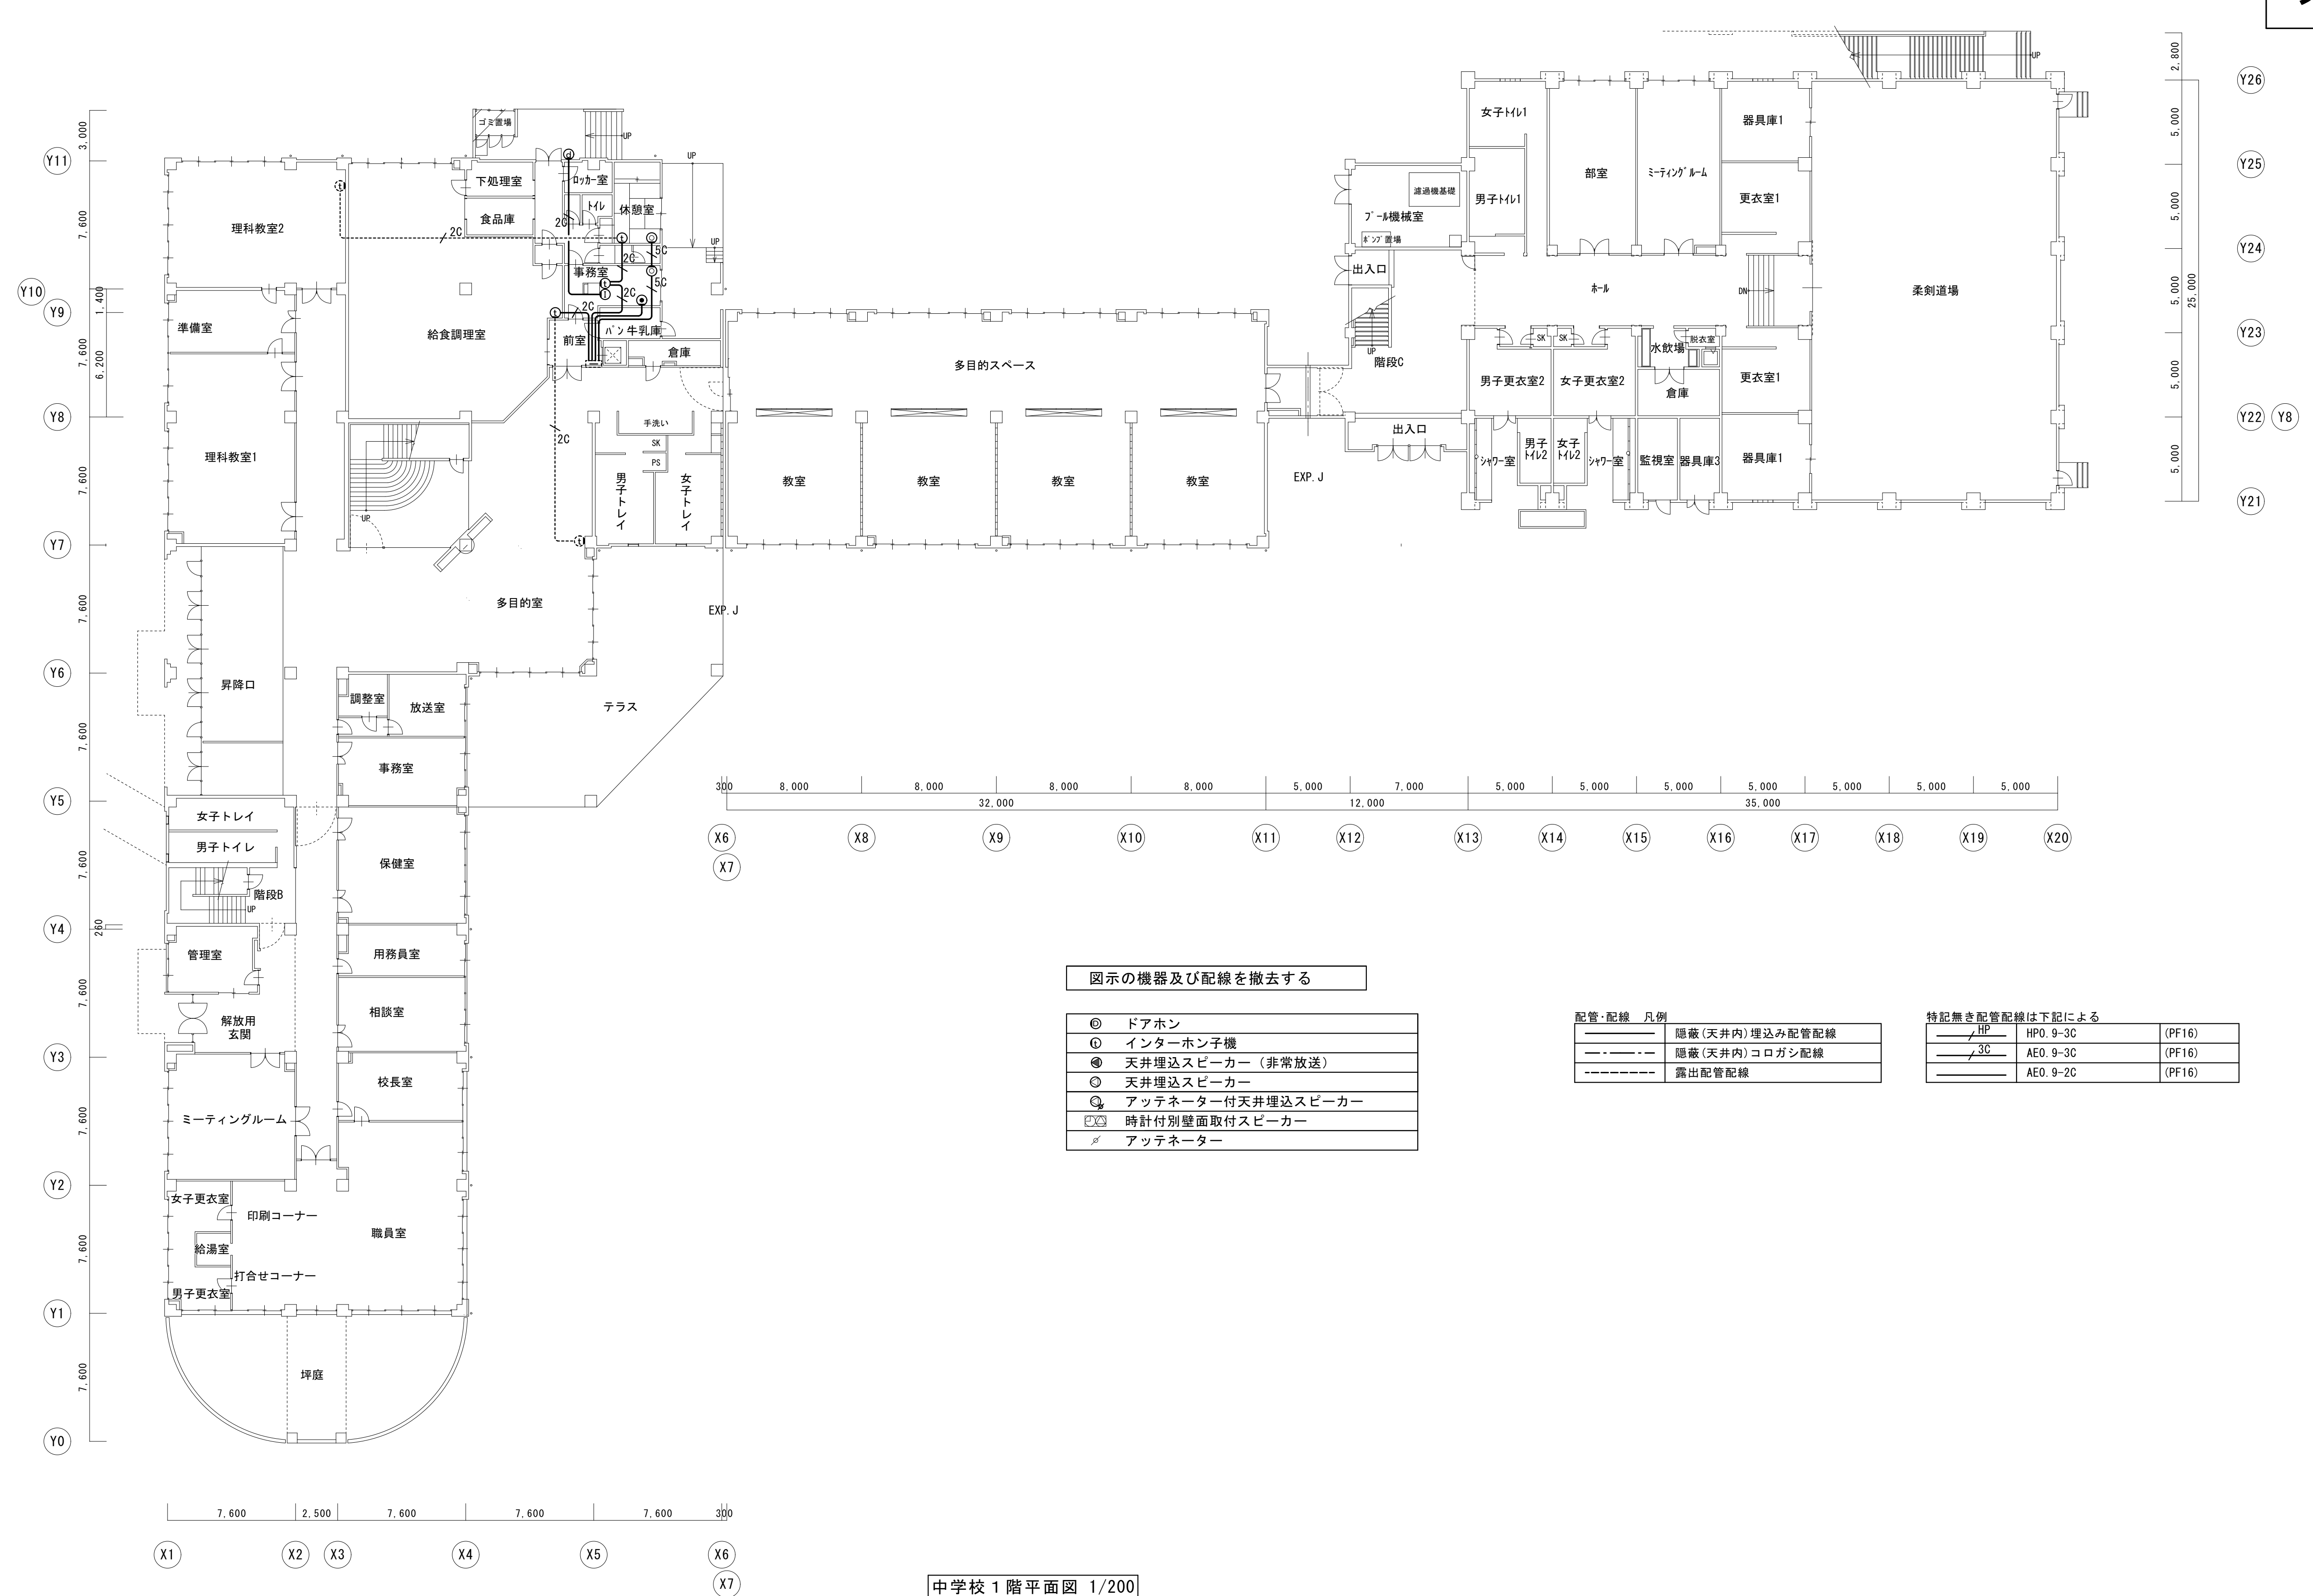

凡例
 . . . 撤去範囲を示す。



一級建築士事務所 〈千葉県知事登録 第1-2101-3267号〉
株式会社 竹江設計事務所
 TAKEE ARCHITECT OFFICE CORPORATION
 千葉県鎌ヶ谷市西佐津間1-18-1 Tel 047(445)4064

中学校 1 階平面図 1/200

• Drawn By	Date
• Checked By	Date
• Approved By	Date

企画・設計者／Plan & Designer



一級建築士 第233297号

竹江 文章

設計認印	物件作品名/Title	
	【継】 桜台小学校校舎改修工事及び桜台中学校校舎一部改修工事	
	図面種別/Drawing	縮尺/Scale
	弱電設備 中学校1階平面図（改修前）	(A1) S=1/200 (A3) S=1/400

図面番号/No.

E-080

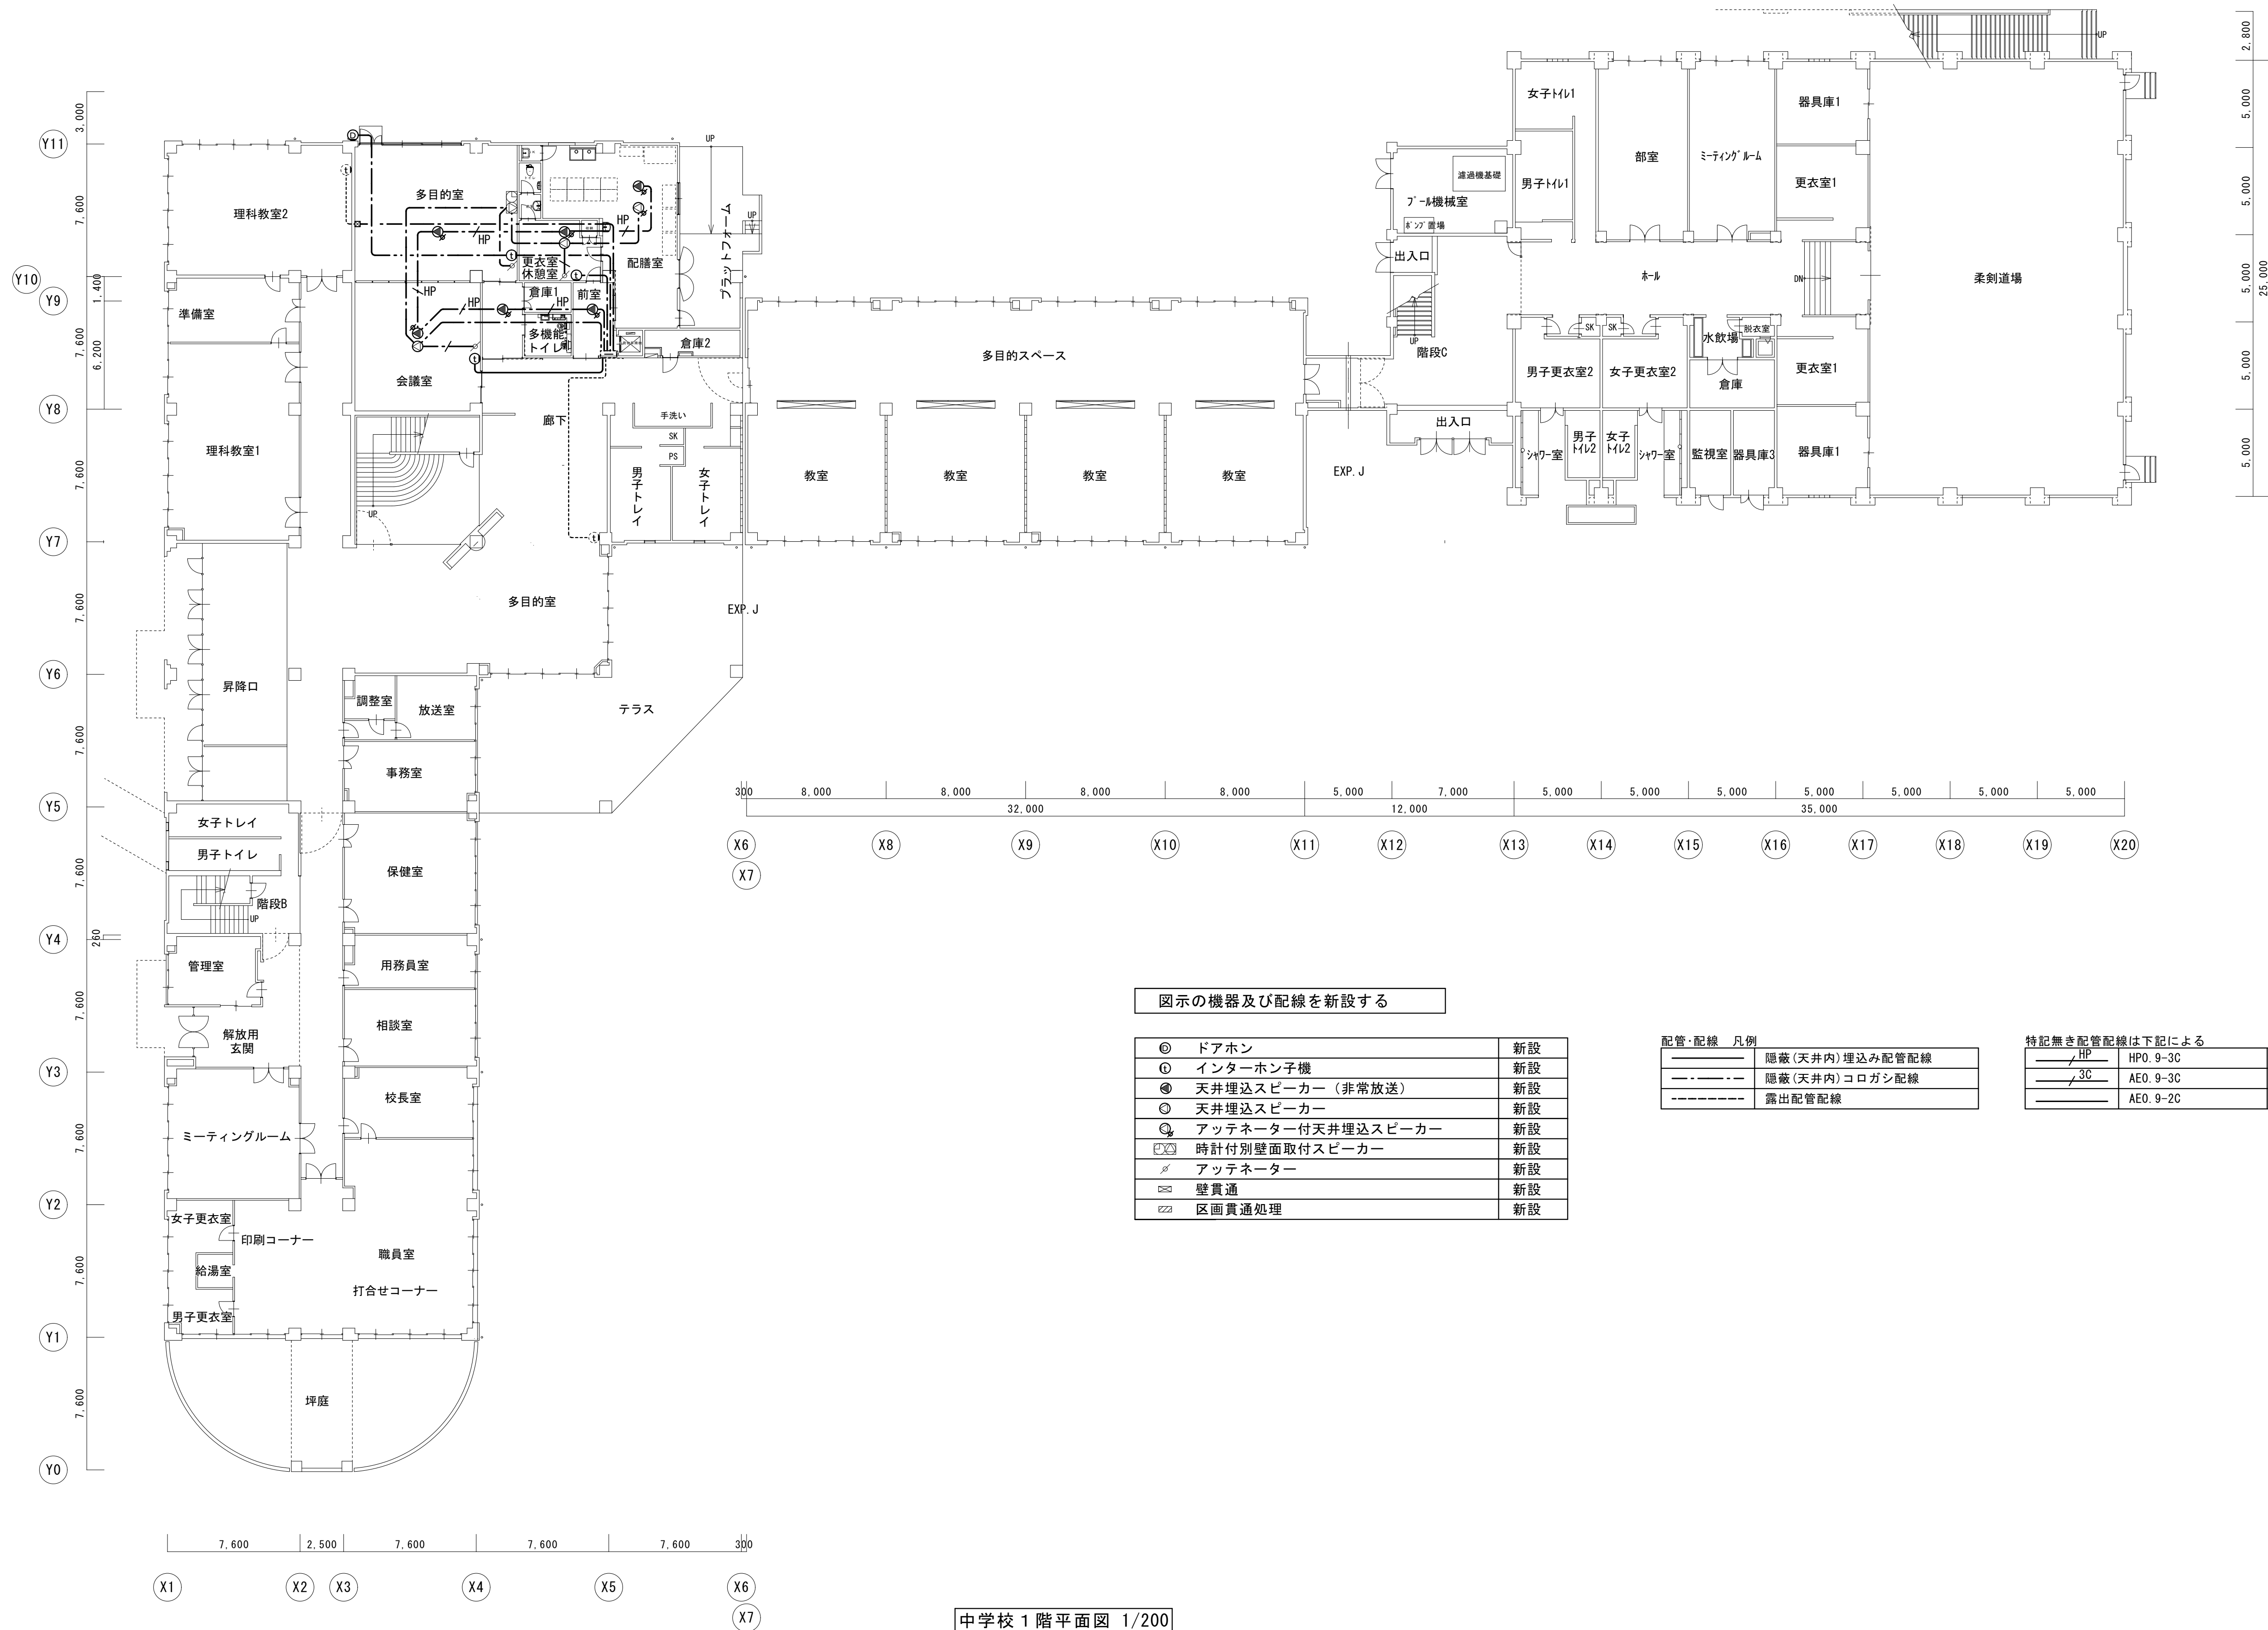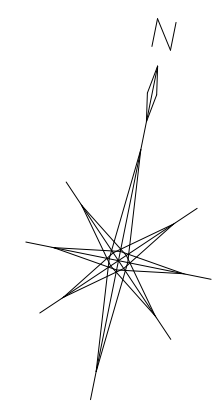

図示の機器及び配線を新設する

⓪	ドアホン	新設
①	インターホン子機	新設
②	天井埋込スピーカー（非常放送）	新設
③	天井埋込スピーカー	新設
④	アッテネーター付天井埋込スピーカー	新設
⑤	時計付別壁面取付スピーカー	新設
⑥	アッテネーター	新設
⑦	壁貫通	新設
⑧	区画貫通処理	新設

配管・配線 凡例

———	隠蔽（天井内）埋込み配管配線
---	隠蔽（天井内）コロガシ配線
----	露出配管配線

特記無き配管配線は下記による

HP	HP0. 9-3C	(PF16)
3C	AE0. 9-3C	(PF16)
	AE0. 9-2C	(PF16)

中学校 1 階平面図 1/200



一級建築士事務所 〈千葉県知事登録 第1-2101-3267号〉
株式会社 竹江設計事務所
TAKEE ARCHITECT OFFICE CORPORATION
千葉県鎌ヶ谷市西佐津間1-18-1 Tel 047(445)4064

・Drawn By Date
・Checked By Date
・Approved By Date

企画・設計者／Plan & Designer

一級建築士 第233297号
竹江 文章

設計認印

物件作品名／Title

【継】桜台小学校校舎改修工事及び桜台中学校校舎一部改修工事



図面種別／Drawing

弱電設備
中学校1階平面図（改修後）

縮尺／Scale
(A1) S=1/200
(A3) S=1/400

図面番号／No.

E-081

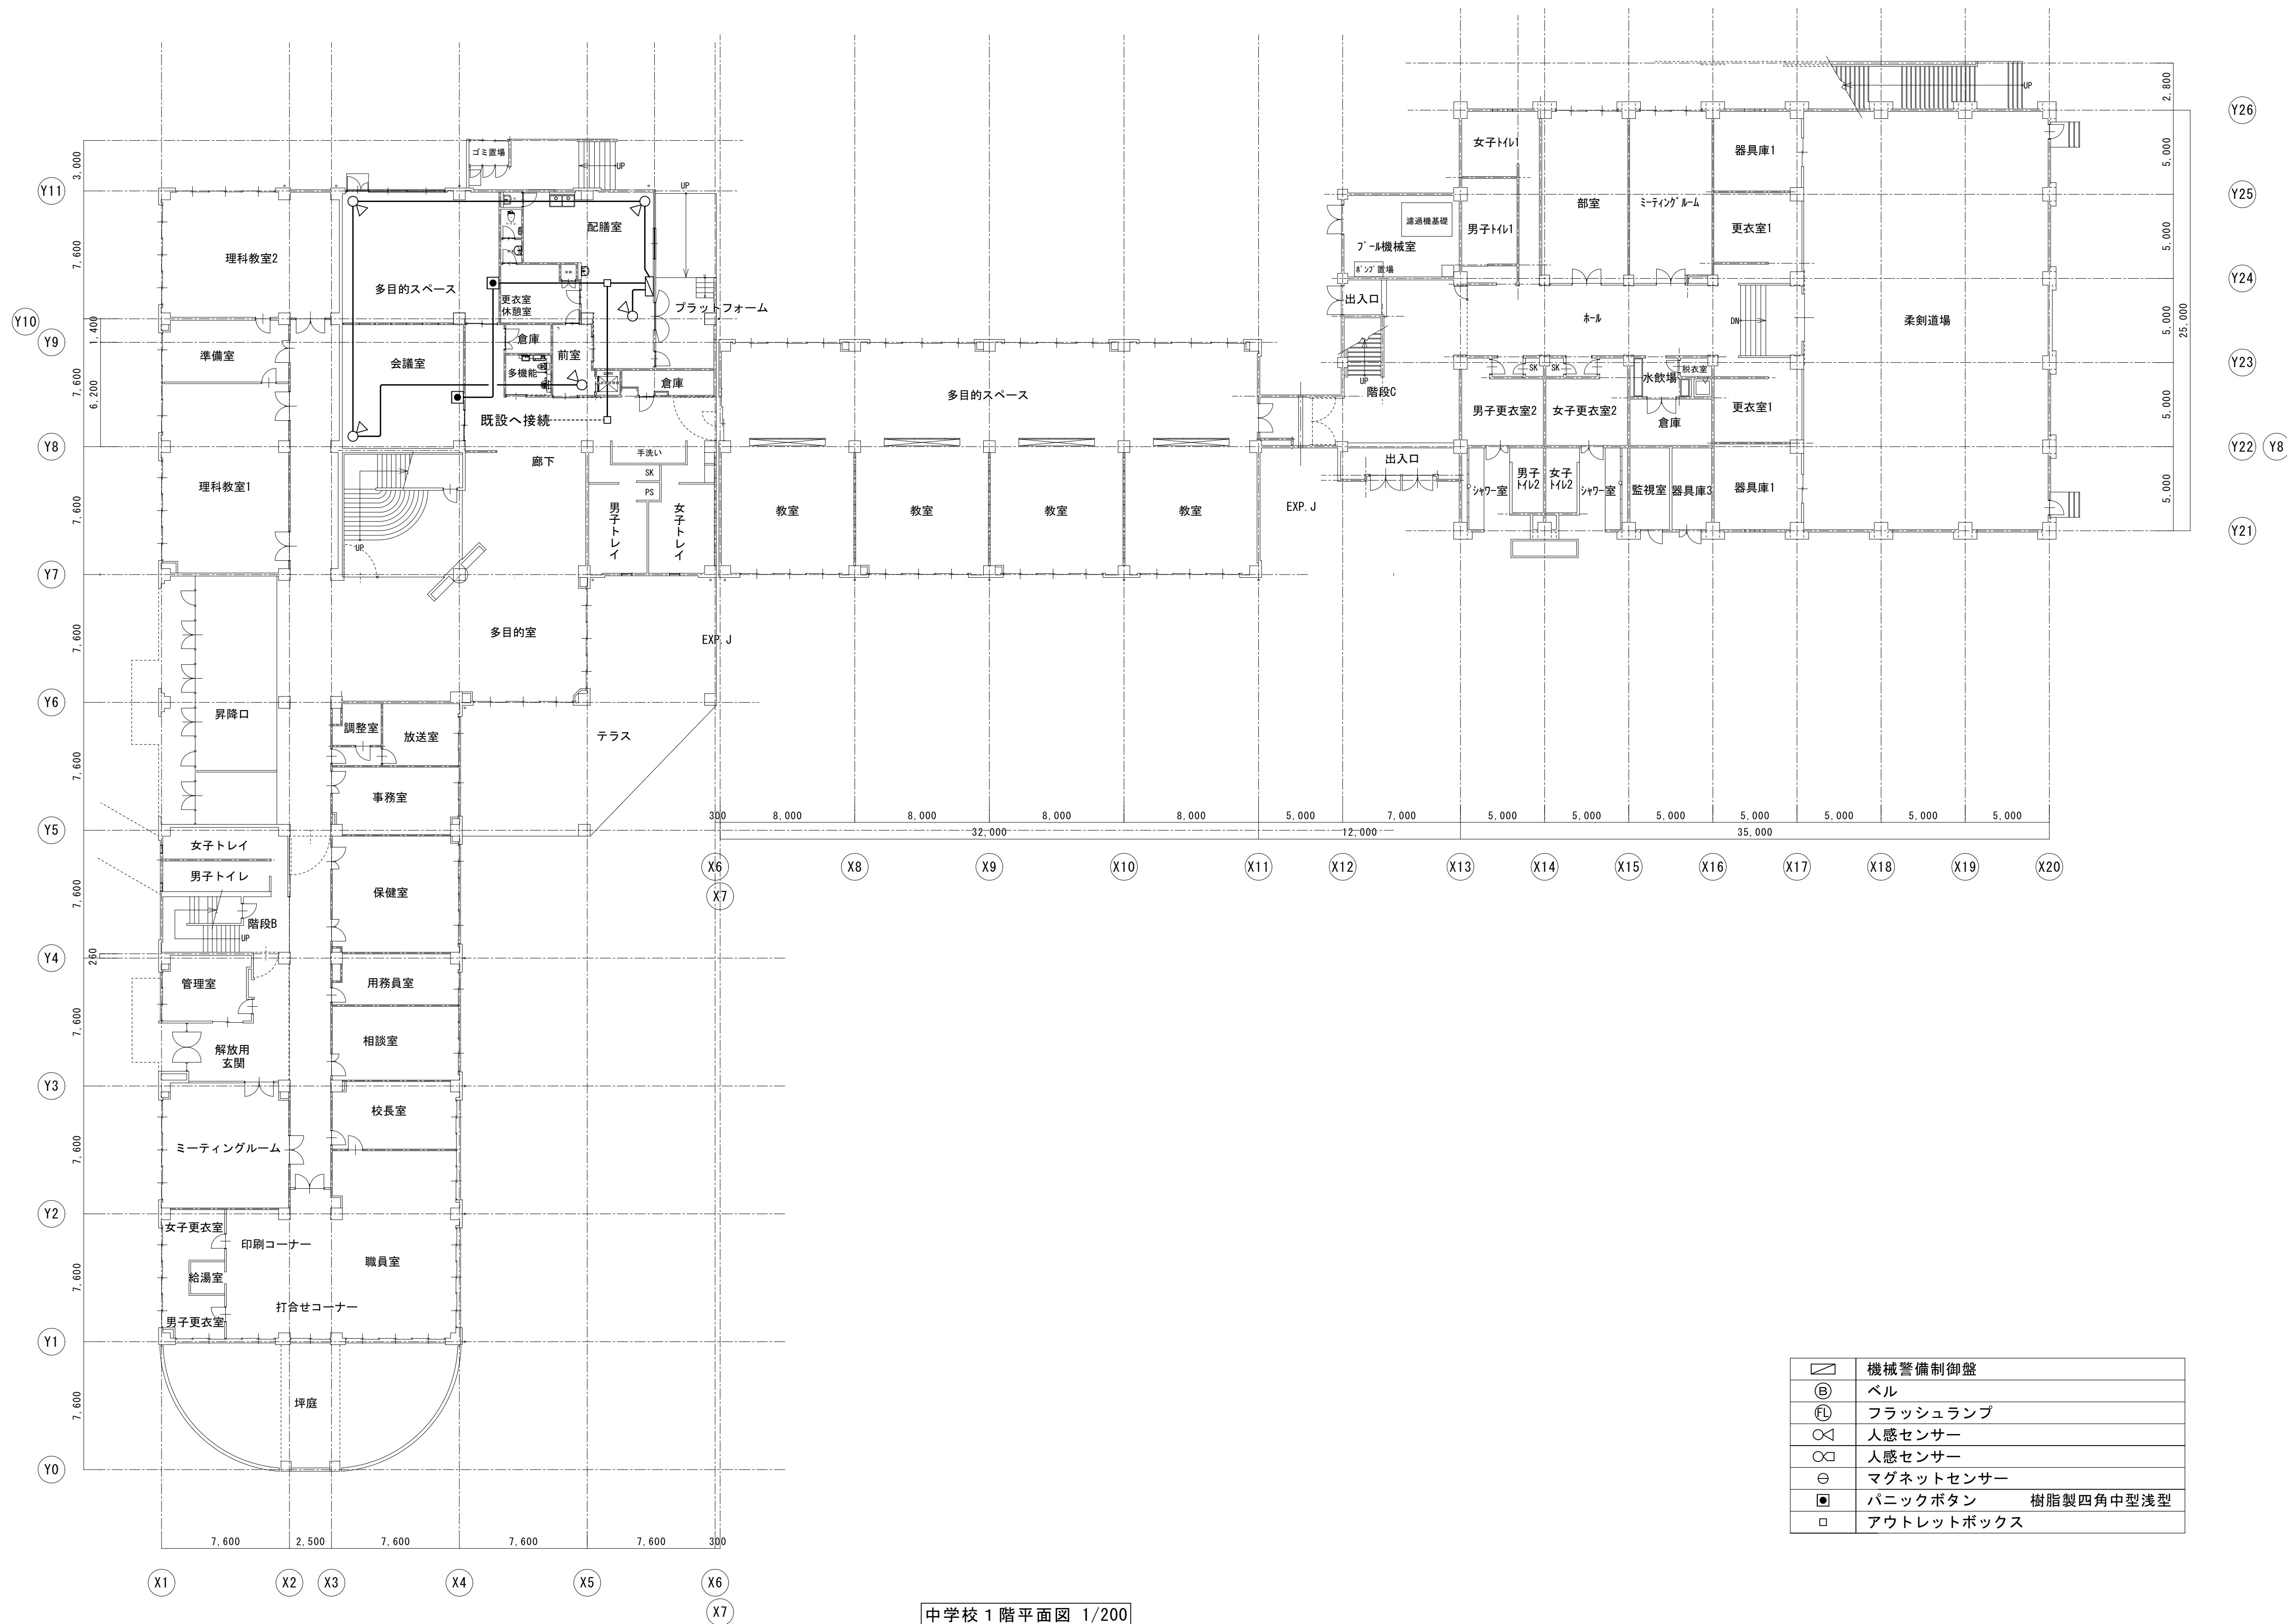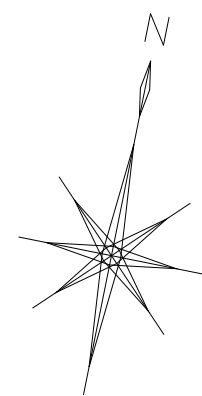

中学校 1 階平面図 1/200



一級建築士事務所 〈千葉県知事登録 第1-2101-3267号〉
株式会社 竹江設計事務所
TAKEE ARCHITECT OFFICE CORPORATION
千葉県鎌ヶ谷市西佐津間1-18-1 Tel 047(445)4064

・Drawn By Date
・Checked By Date
・Approved By Date

企画・設計者／Plan & Designer

一級建築士 第233297号
竹江 文章

設計認印

物件作品名／Title

【継】桜台小学校校舎改修工事及び桜台中学校校舎一部改修工事



図面種別／Drawing

機械警備配管中学校1階平面図（改修後）

縮尺／Scale
(A1) S=1/200
(A3) S=1/400

図面番号／No.

E-082

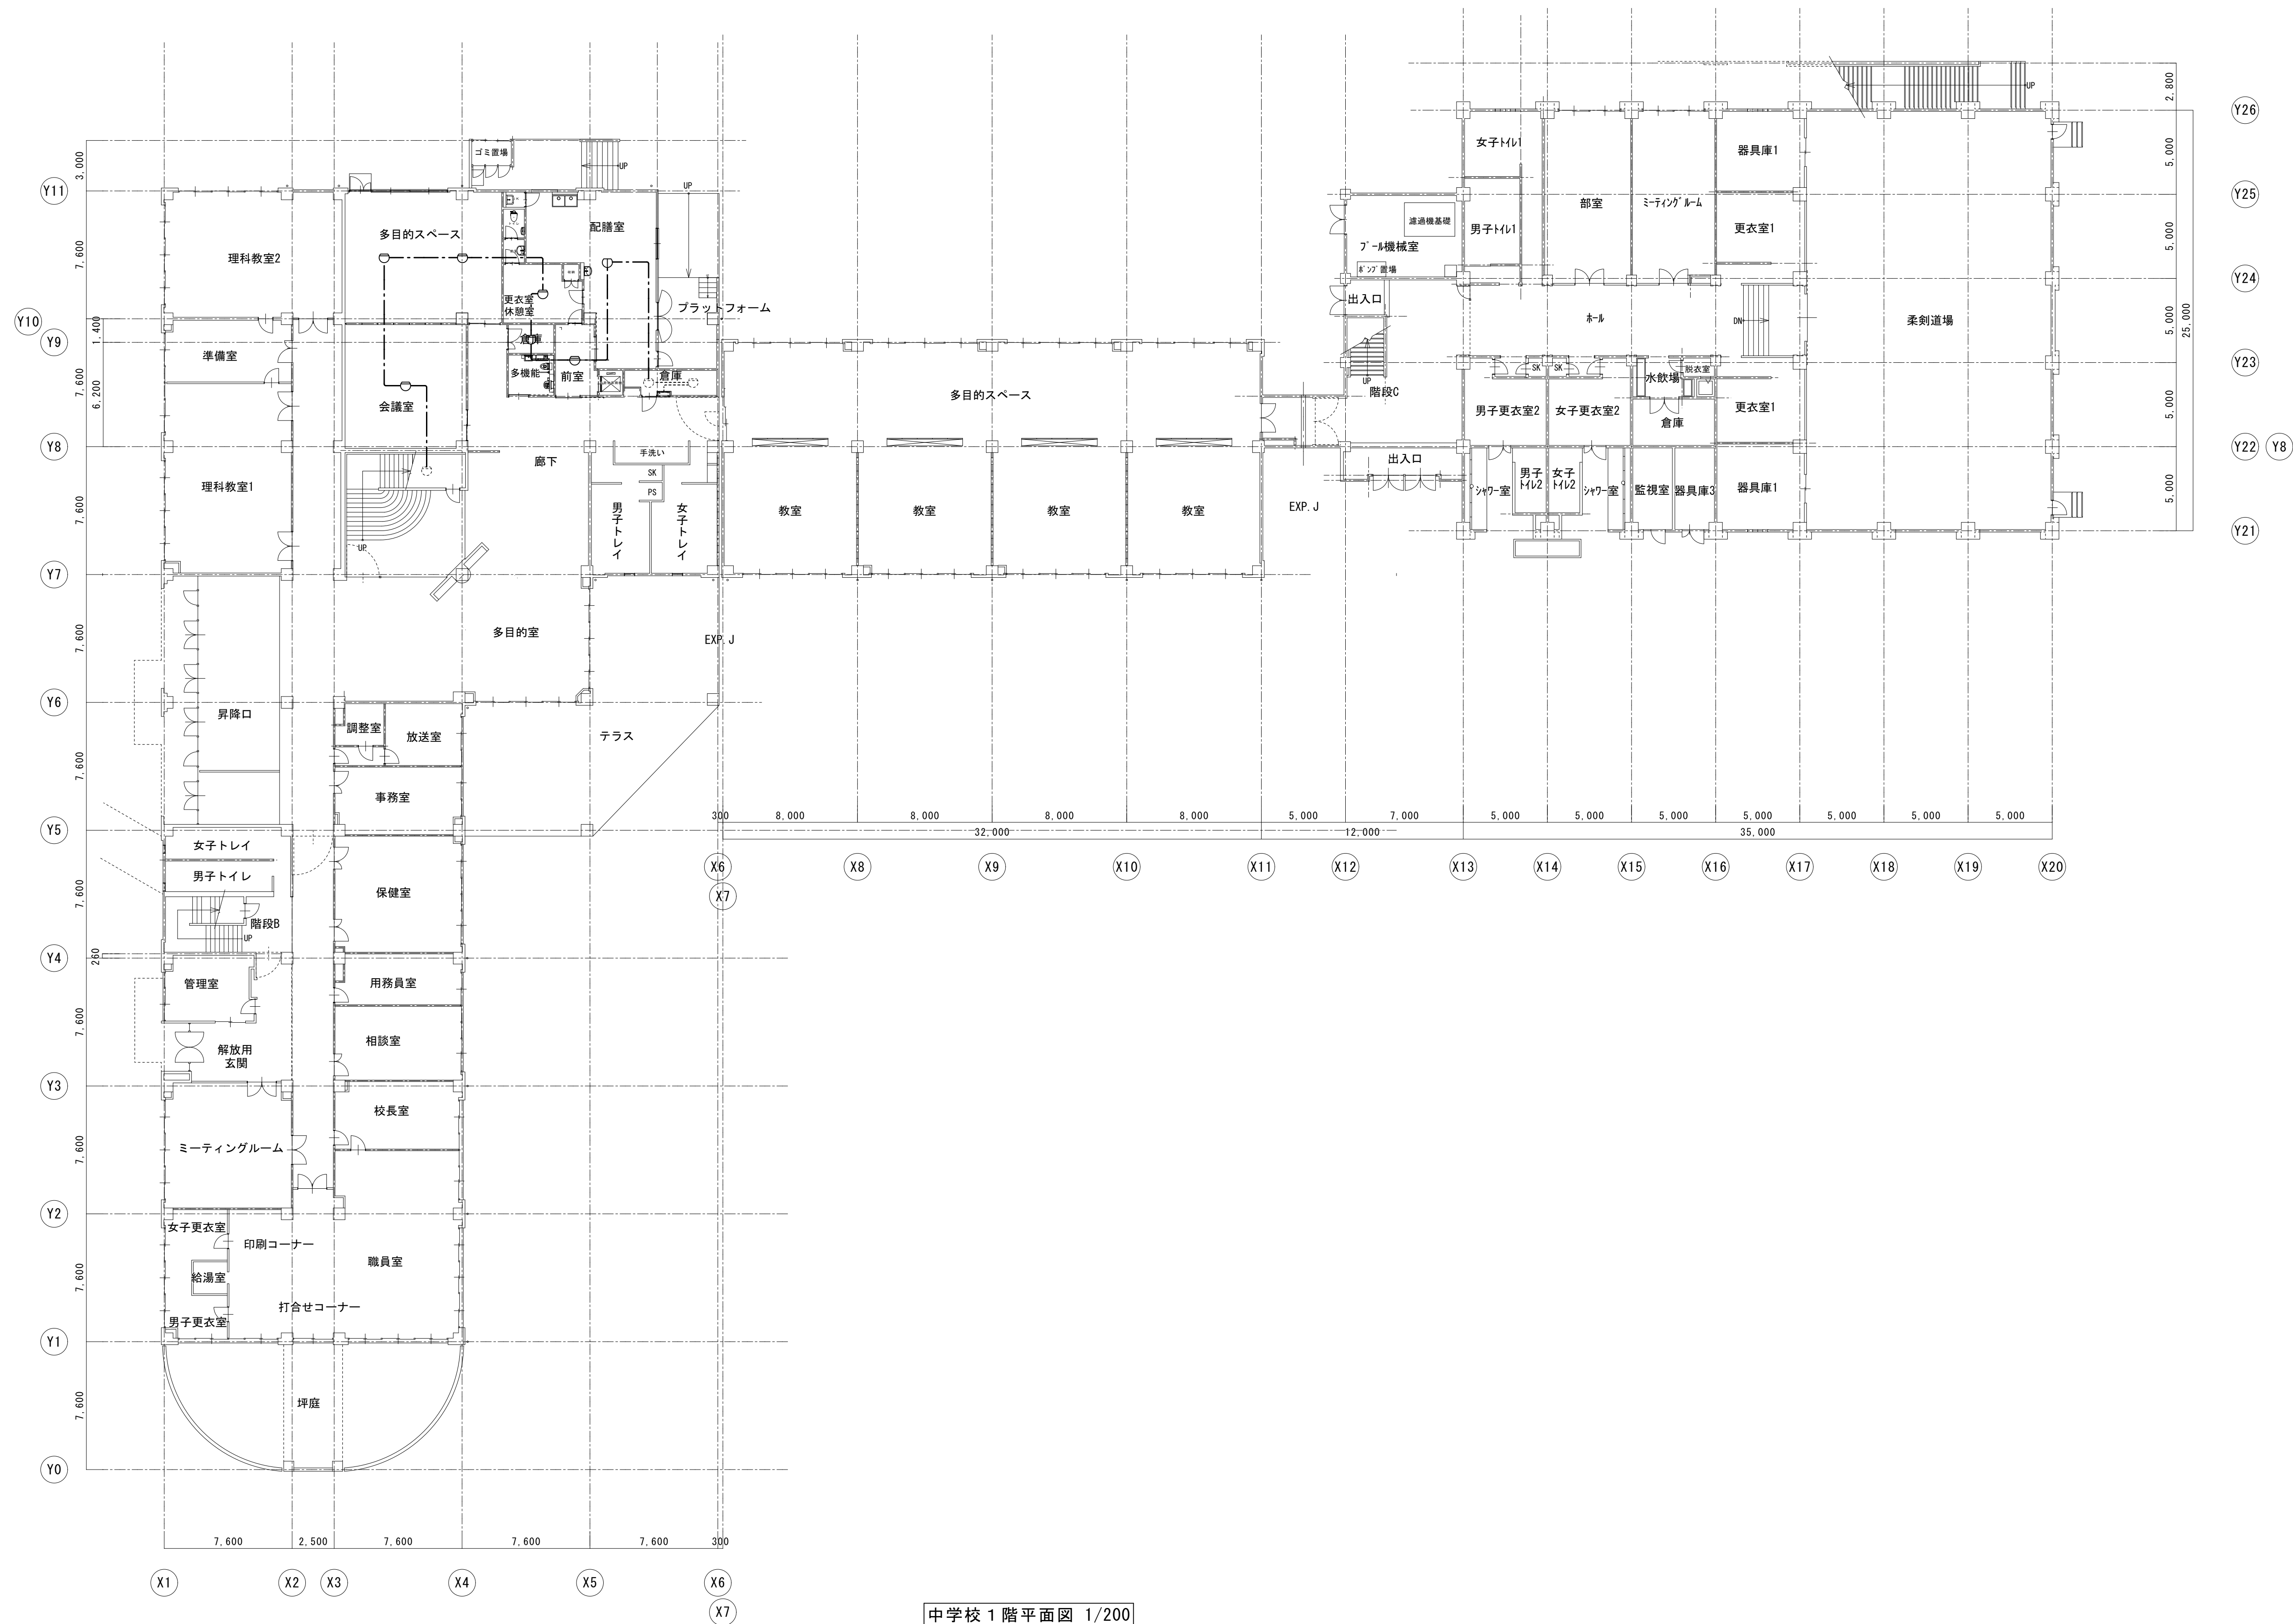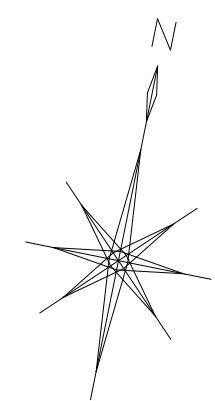

中学校 1 階平面図 1/200



一級建築士事務所 〈千葉県知事登録 第1-2101-3267号〉
株式会社 竹江設計事務所
TAKEE ARCHITECT OFFICE CORPORATION
千葉県鎌ヶ谷市西佐津間1-18-1 Tel 047(445)4064

・Drawn By	Date
・Checked By	Date
・Approved By	Date

企画・設計者／Plan & Designer
一級建築士 第233297号
竹江 文章

設計認印

物件作品名／Title

【継】桜台小学校校舎改修工事及び桜台中学校校舎一部改修工事

図面種別／Drawing



自動火災報知設備中学校1階平面図（改修後）

縮尺／Scale
(A1) S=1/200
(A3) S=1/400

図面番号／No.

E-083

改修前

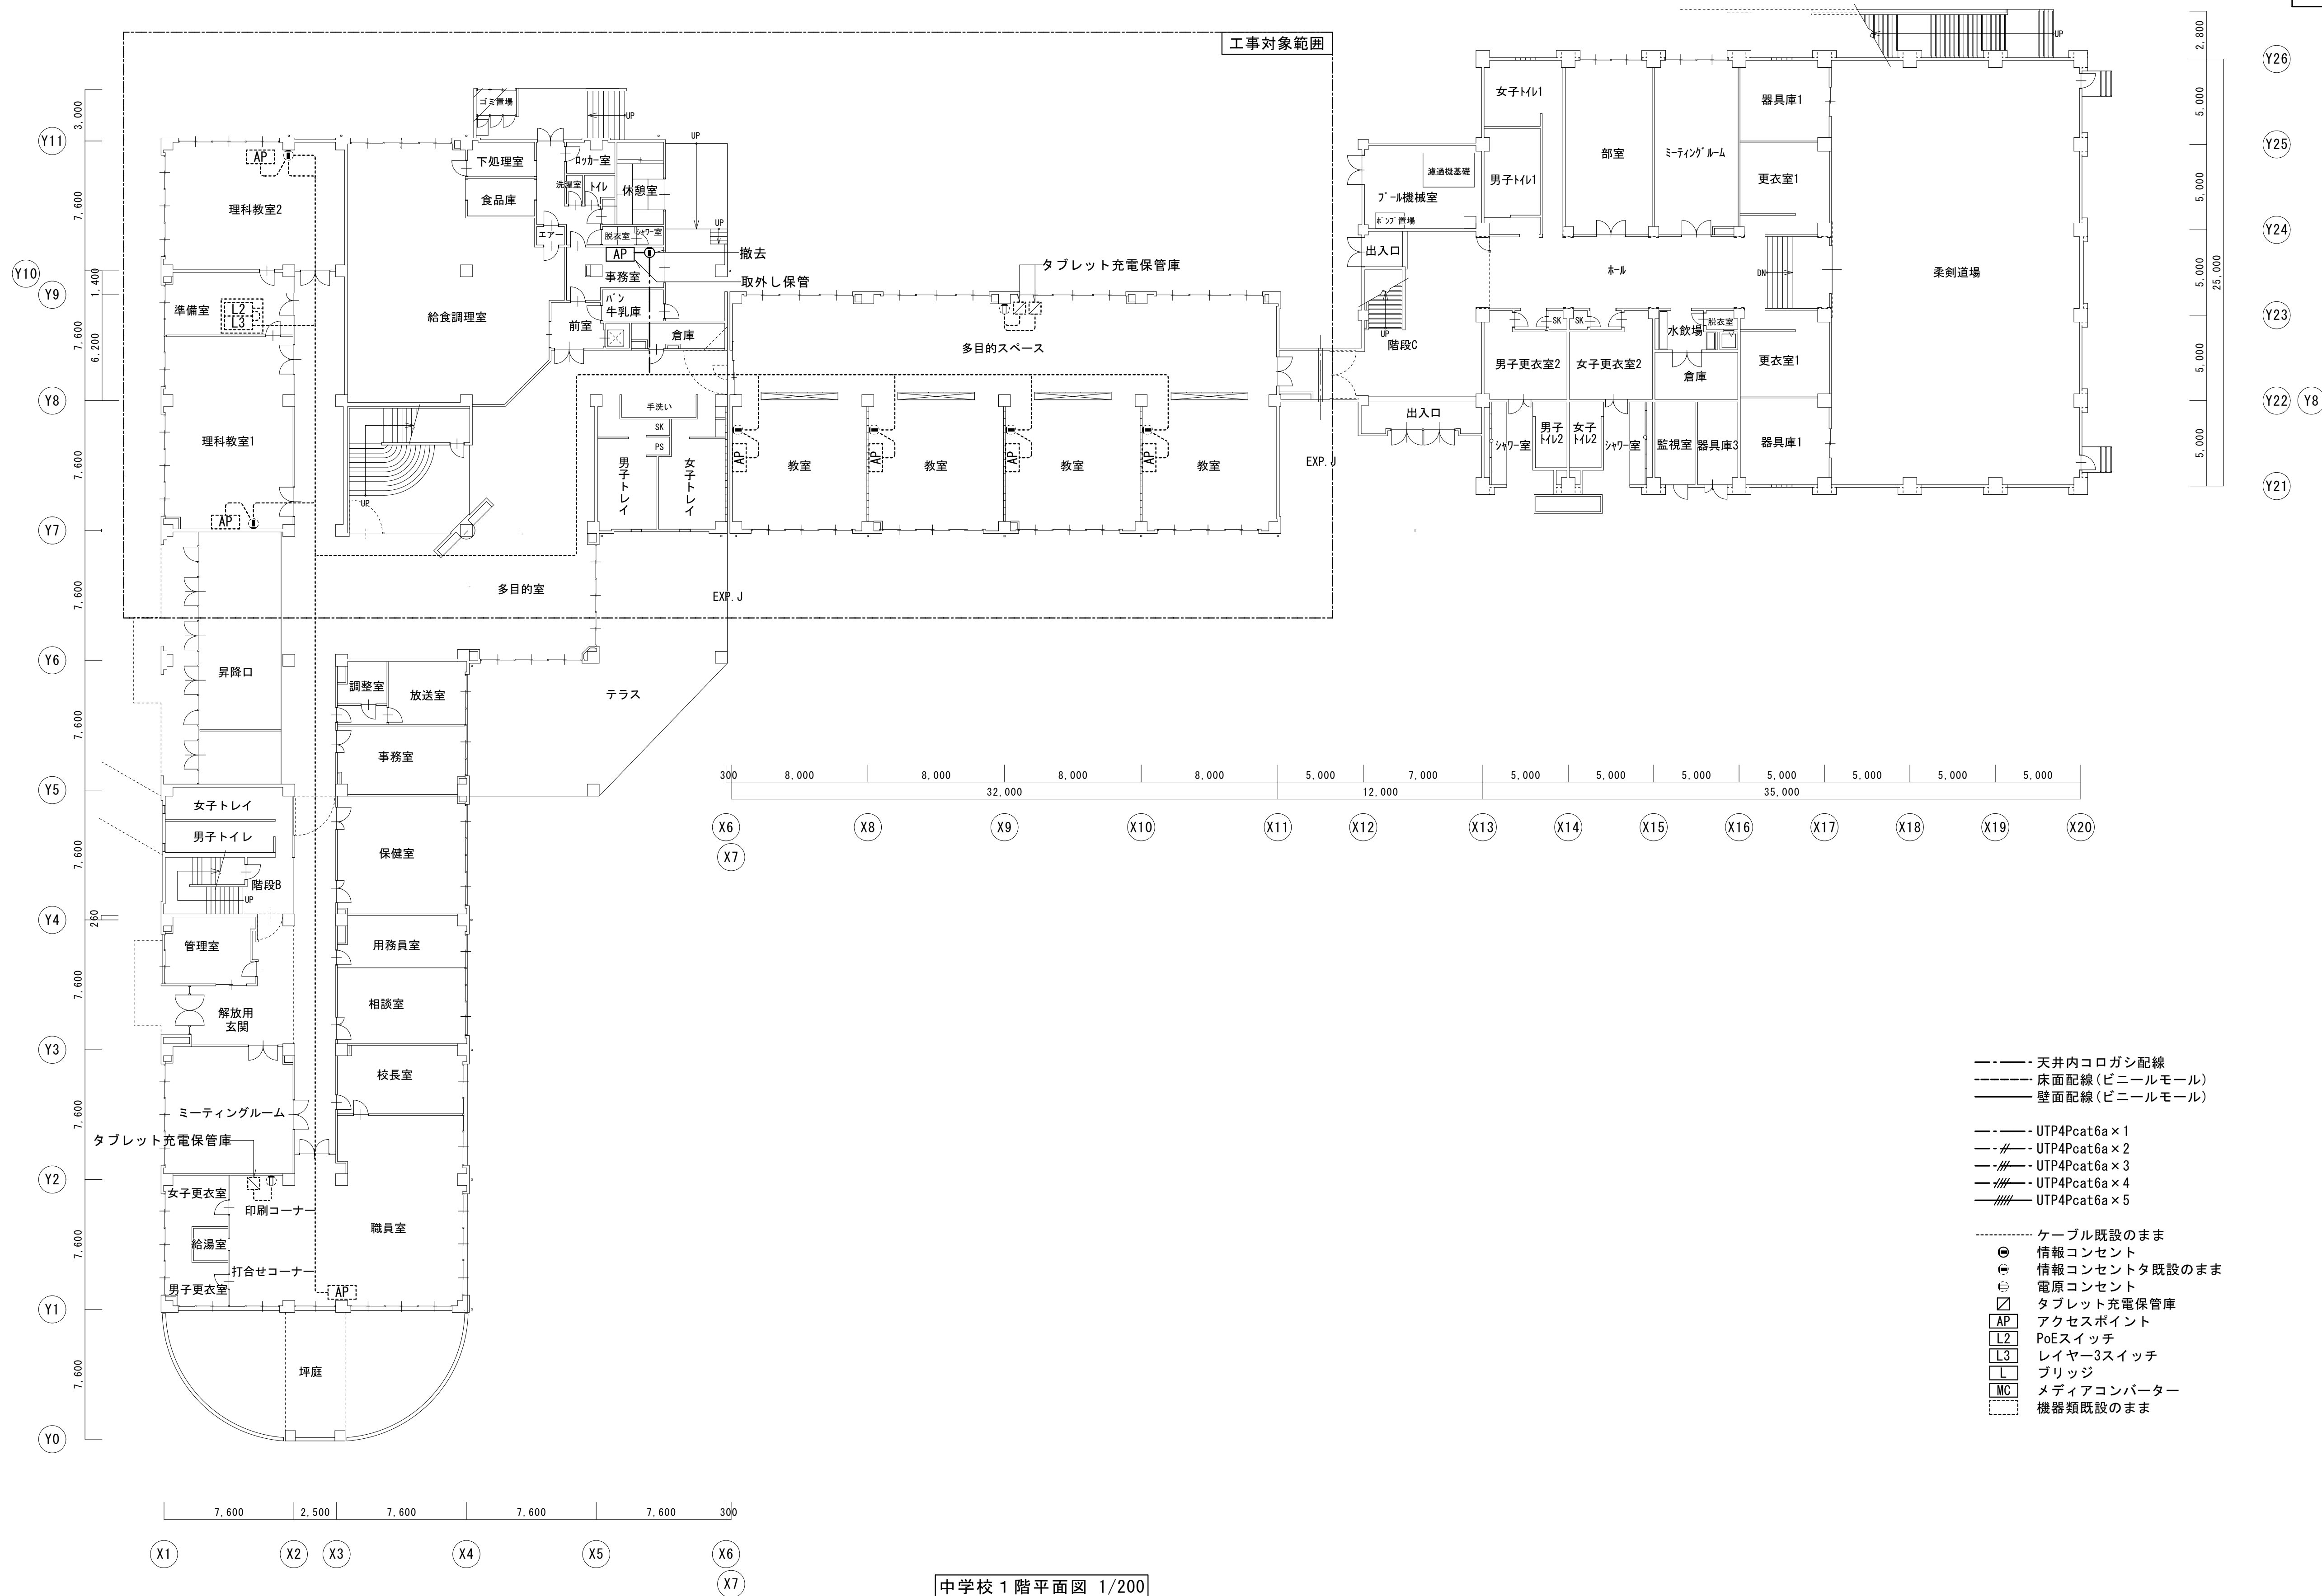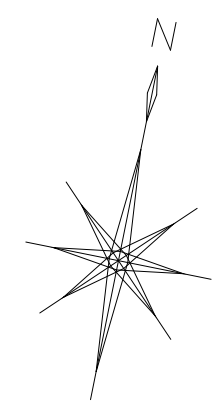

- 天井内コロガシ配線
- 床面配線（ビニールモール）
- 壁面配線（ビニールモール）
- UTP4Pcat6a×1
- UTP4Pcat6a×2
- UTP4Pcat6a×3
- UTP4Pcat6a×4
- UTP4Pcat6a×5
- ケーブル既設のまま
- 情報コンセント
- 情報コンセントタ既設のまま
- 電原コンセント
- ☑タブレット充電保管庫
- APアクセスポイント
- L2PoEスイッチ
- L3レイヤー3スイッチ
- LLブリッジ
- MCメディアコンバーター
- 機器類既設のまま

凡例
撤去範囲を示す。

中学校 1 階平面図 1/200



一級建築士事務所 〈千葉県知事登録 第1-2101-3267号〉
株式会社 竹江設計事務所
TAKEE ARCHITECT OFFICE CORPORATION
千葉県鎌ケ谷市西佐津間1-18-1 Tel 047(445)4064

・Drawn By Date
・Checked By Date
・Approved By Date

企画・設計者／Plan & Designer
一級建築士 第233297号
竹江 文章

設計認印

物件作品名／Title

【継】桜台小学校校舎改修工事及び桜台中学校校舎一部改修工事

図面種別／Drawing


通信ネットワーク設備
中学校1階平面図（改修前）

縮尺／Scale
(A1) S=1/200
(A3) S=1/400

図面番号／No.

E-084

改修後

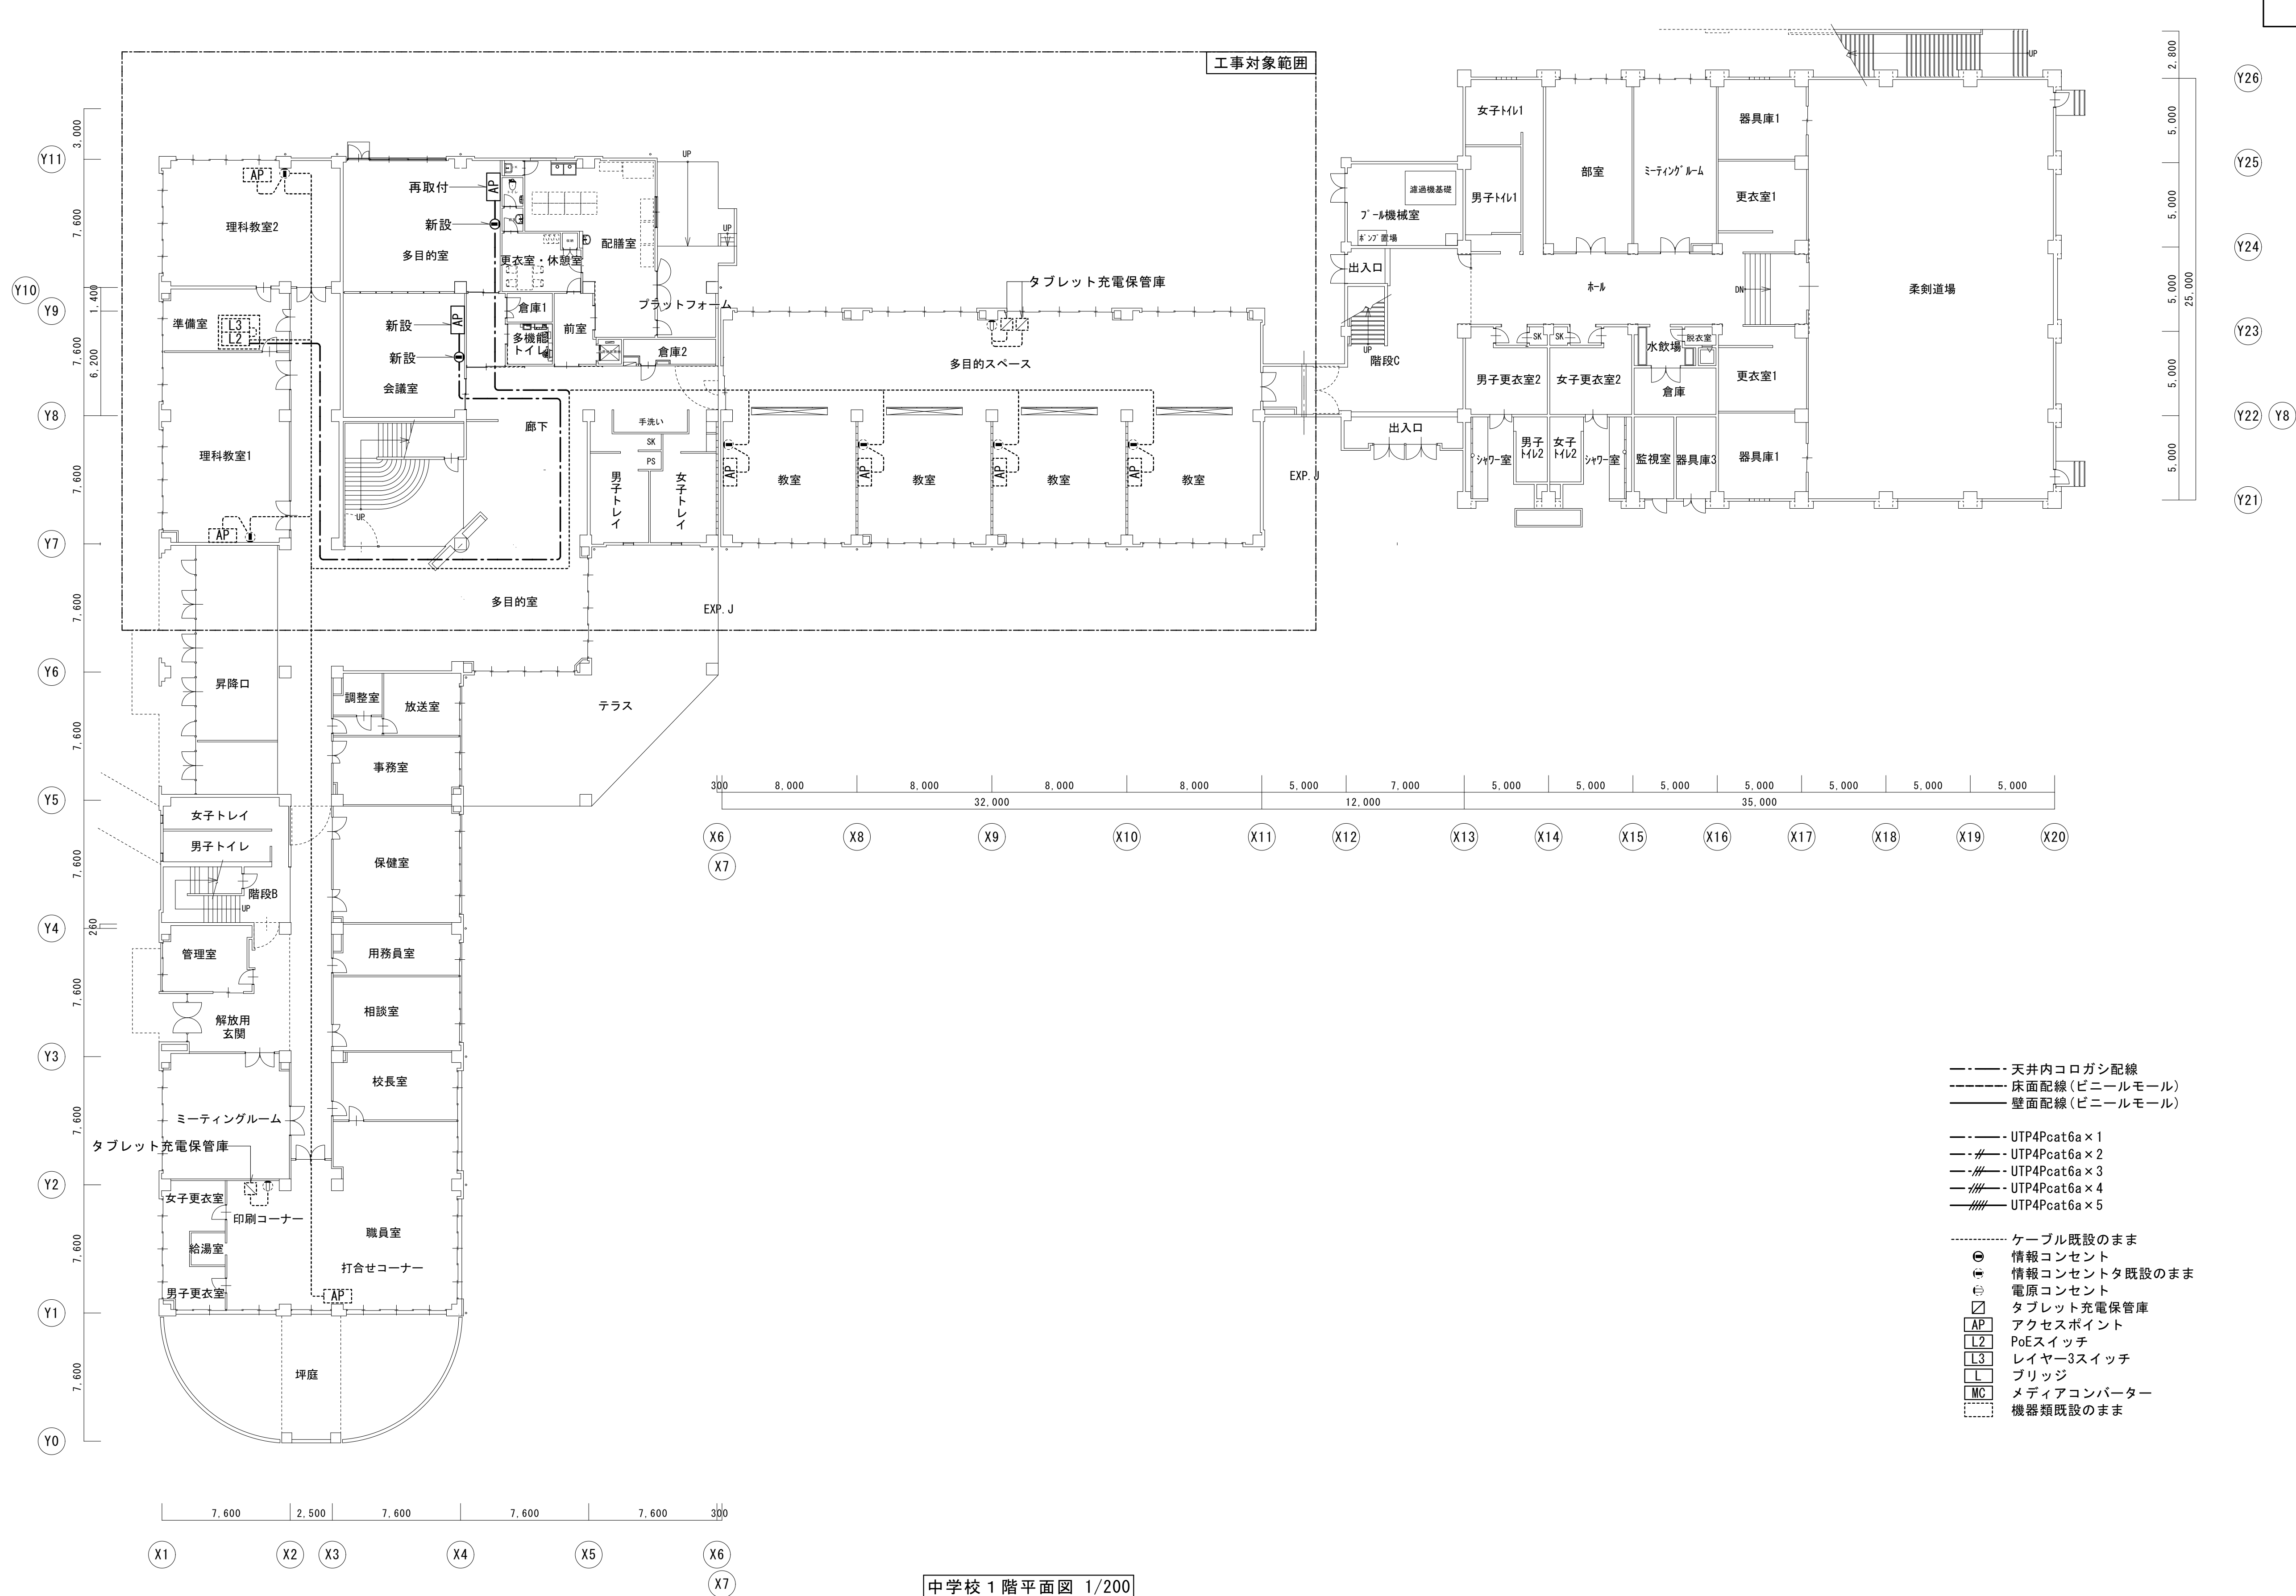

凡例
... 改修範囲を示す。



一級建築士事務所 〈千葉県知事登録 第1-2101-3267号〉
株式会社 竹江設計事務所
TAKEE ARCHITECT OFFICE CORPORATION
千葉県鎌ケ谷市西佐津間1-18-1 Tel 047(445)4064

・Drawn By _____ Date _____
・Checked By _____ Date _____
・Approved By _____ Date _____

企画・設計者/Plan & Designer
一級建築士 第233297号
竹江 文章

設計認印

物件作品名/Title

【継】桜台小学校校舎改修工事及び桜台中学校校舎一部改修工事


図面種別/Drawing

通信ネットワーク設備
中学校1階平面図 (改修後)

縮尺/Scale
(A1) S=1/200
(A3) S=1/400

図面番号/No.

E-085

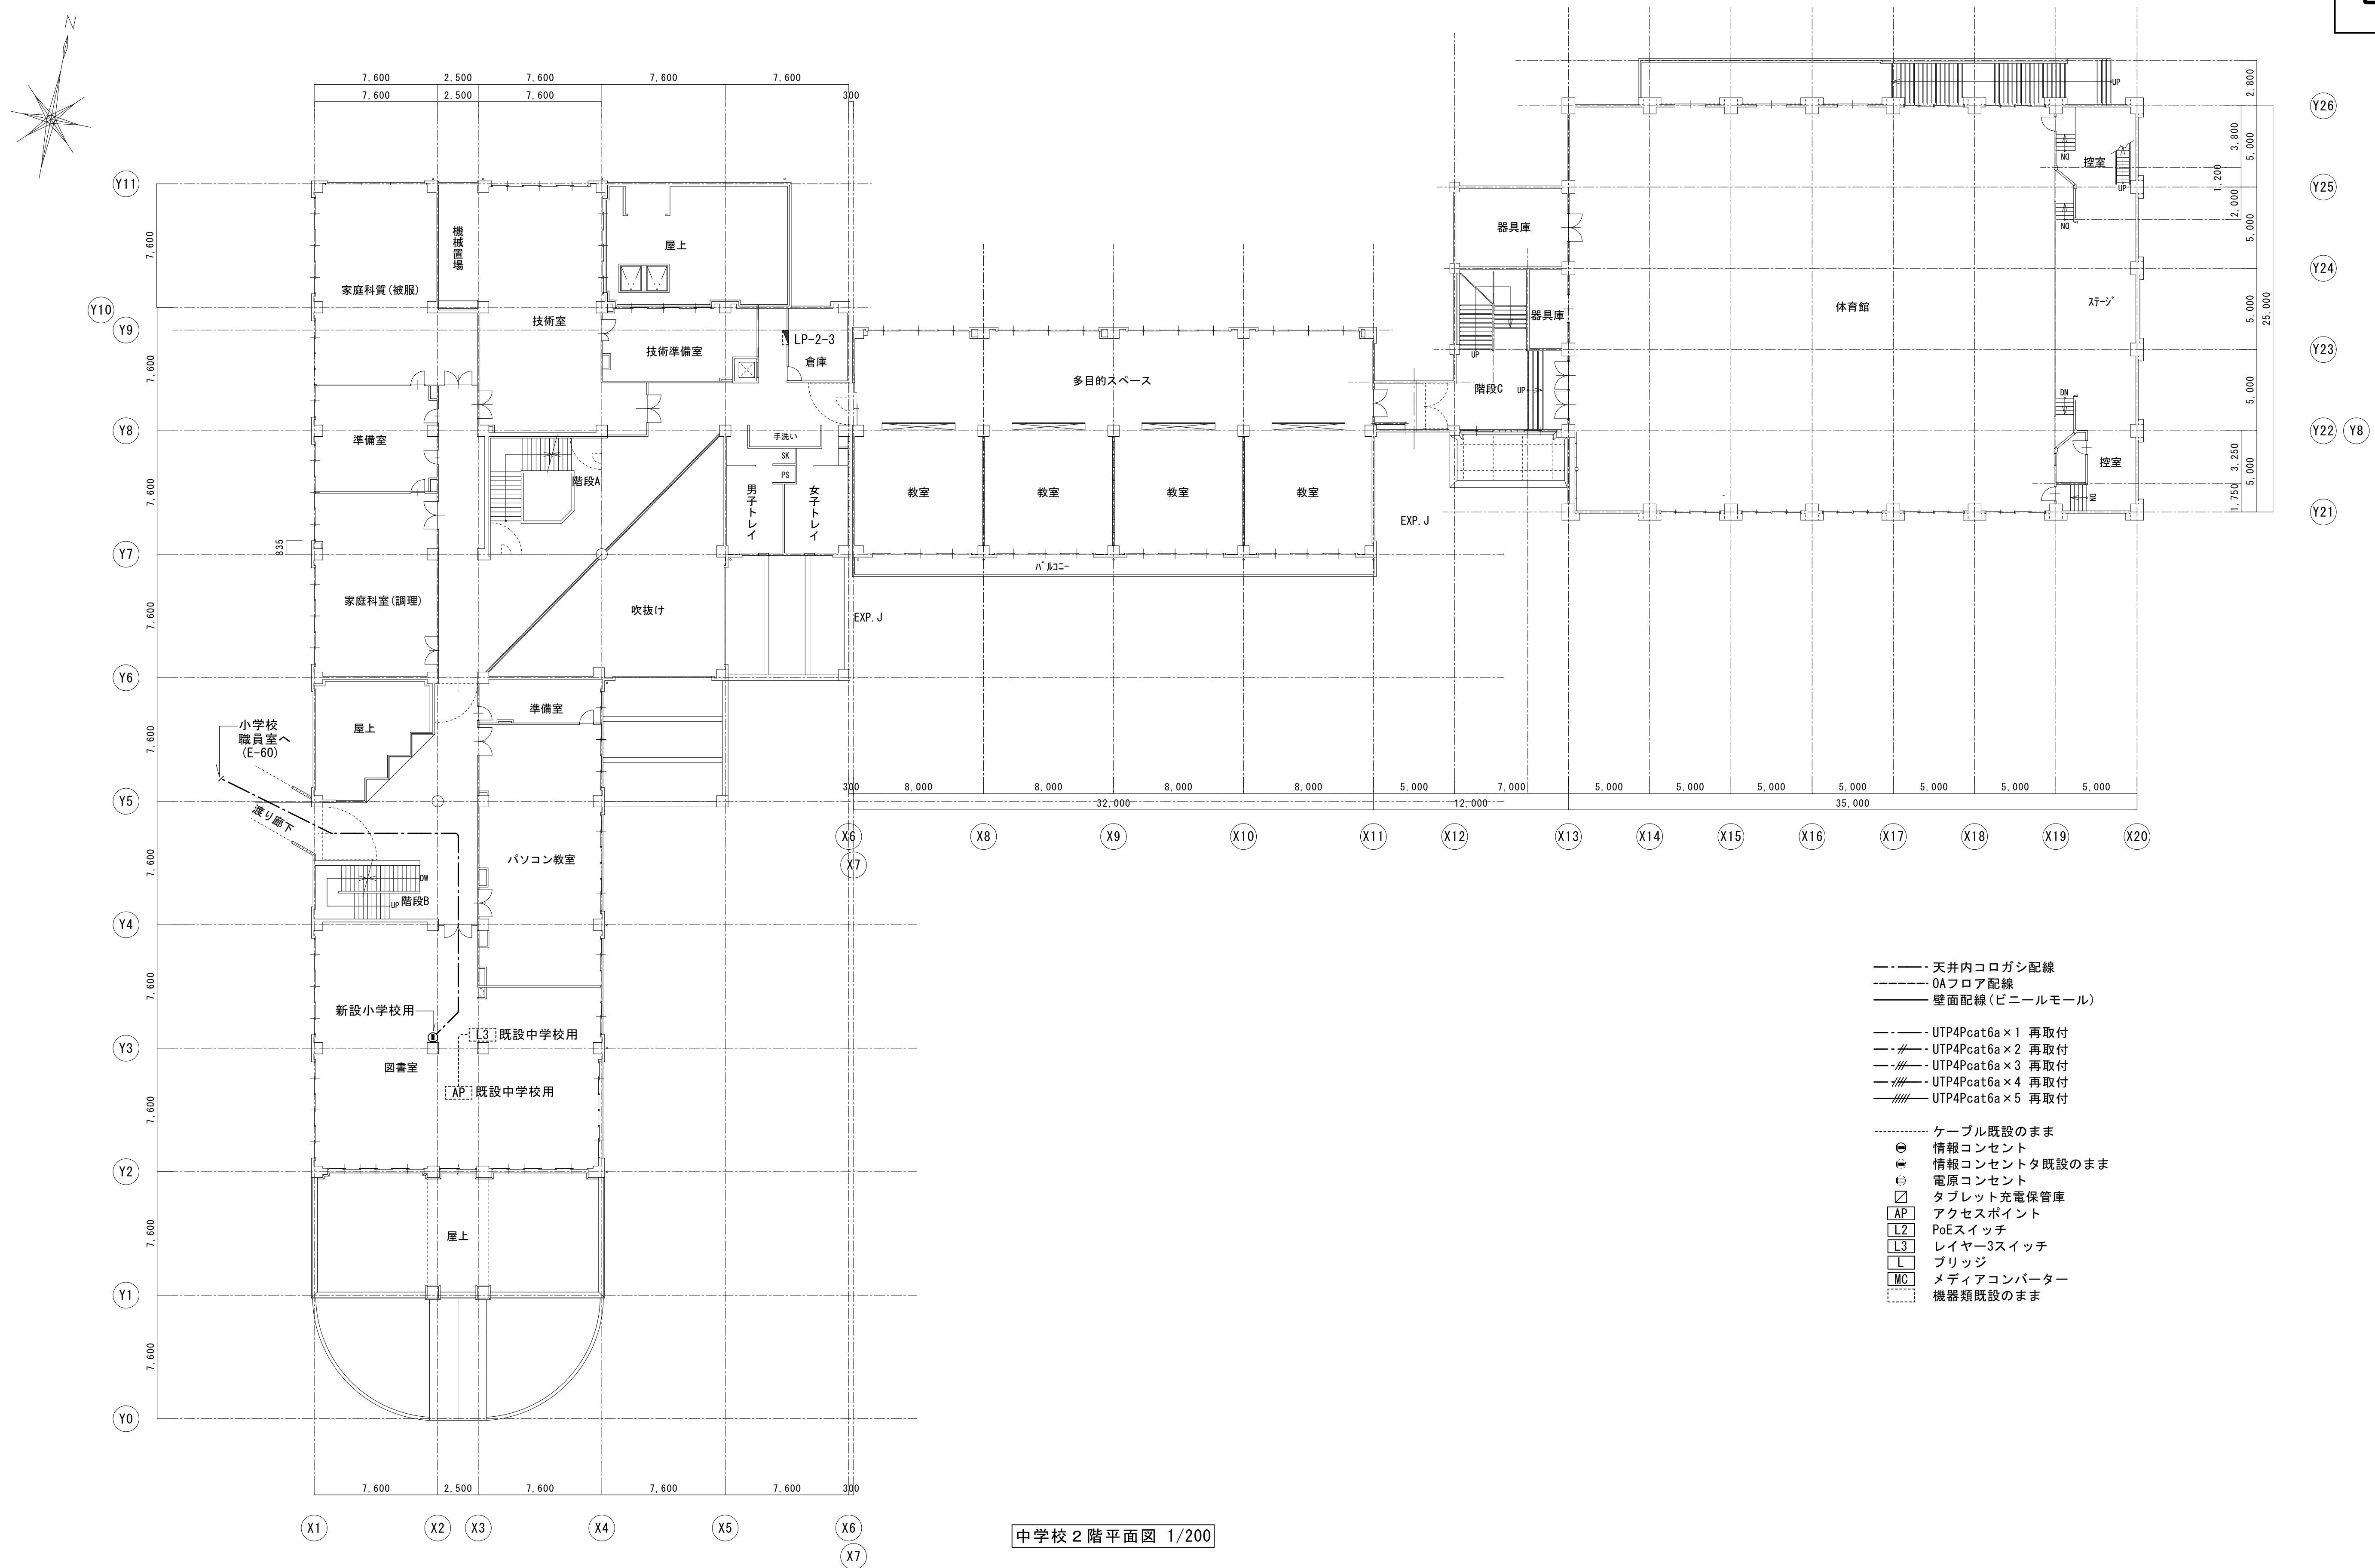

中学校 2 階平面図 1/200



一級建築士事務所 〈千葉県知事登録 第1-2101-3267号〉
株式会社 竹江設計事務所
TAKEE ARCHITECT OFFICE CORPORATION
千葉県鎌ヶ谷市西佐津間1-18-1 Tel 047(445)4064

・Drawn By _____ Date _____
・Checked By _____ Date _____
・Approved By _____ Date _____

企画・設計者/Plan & Designer
一級建築士 第233297号
竹江 文章

設計認印

物件作品名/Title

【継】桜台小学校校舎改修工事及び桜台中学校校舎一部改修工事


図面種別/Drawing

通信ネットワーク設備
中学校2階平面図 (改修後)


縮尺/Scale
(A1) S=1/200
(A3) S=1/400

図面番号/No.

E-086

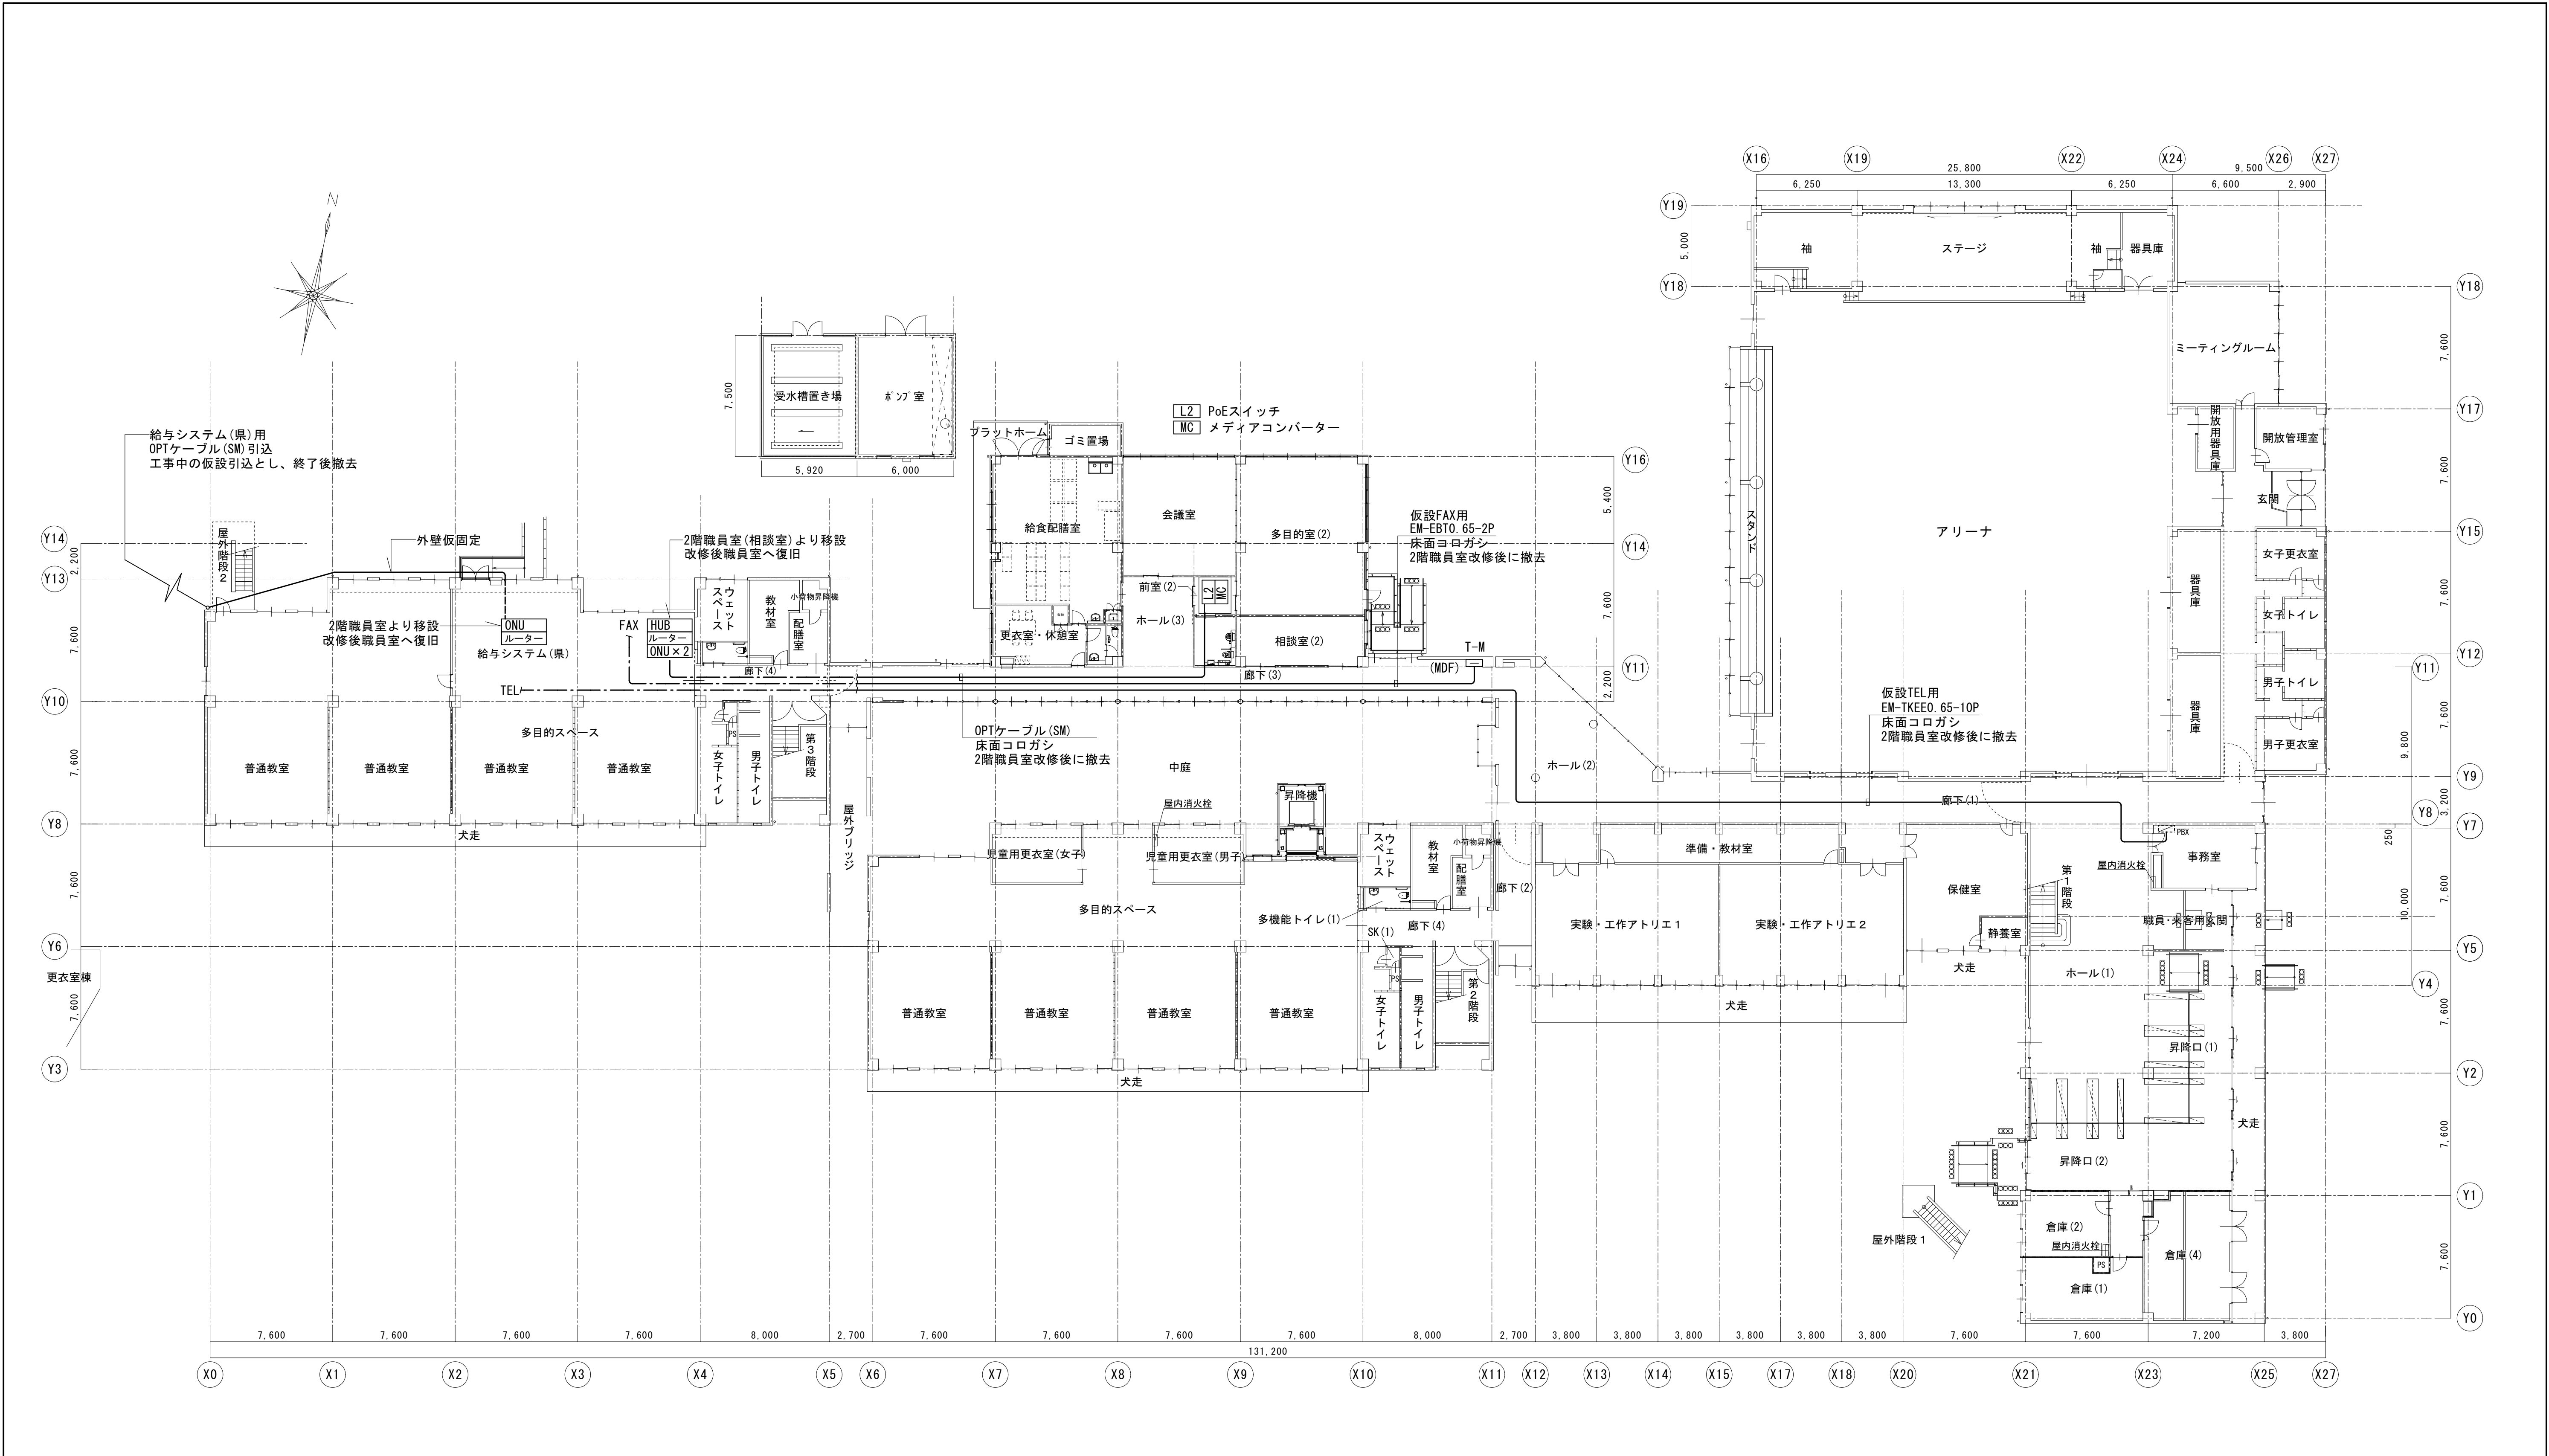

小学校 1 階平面図 1/200

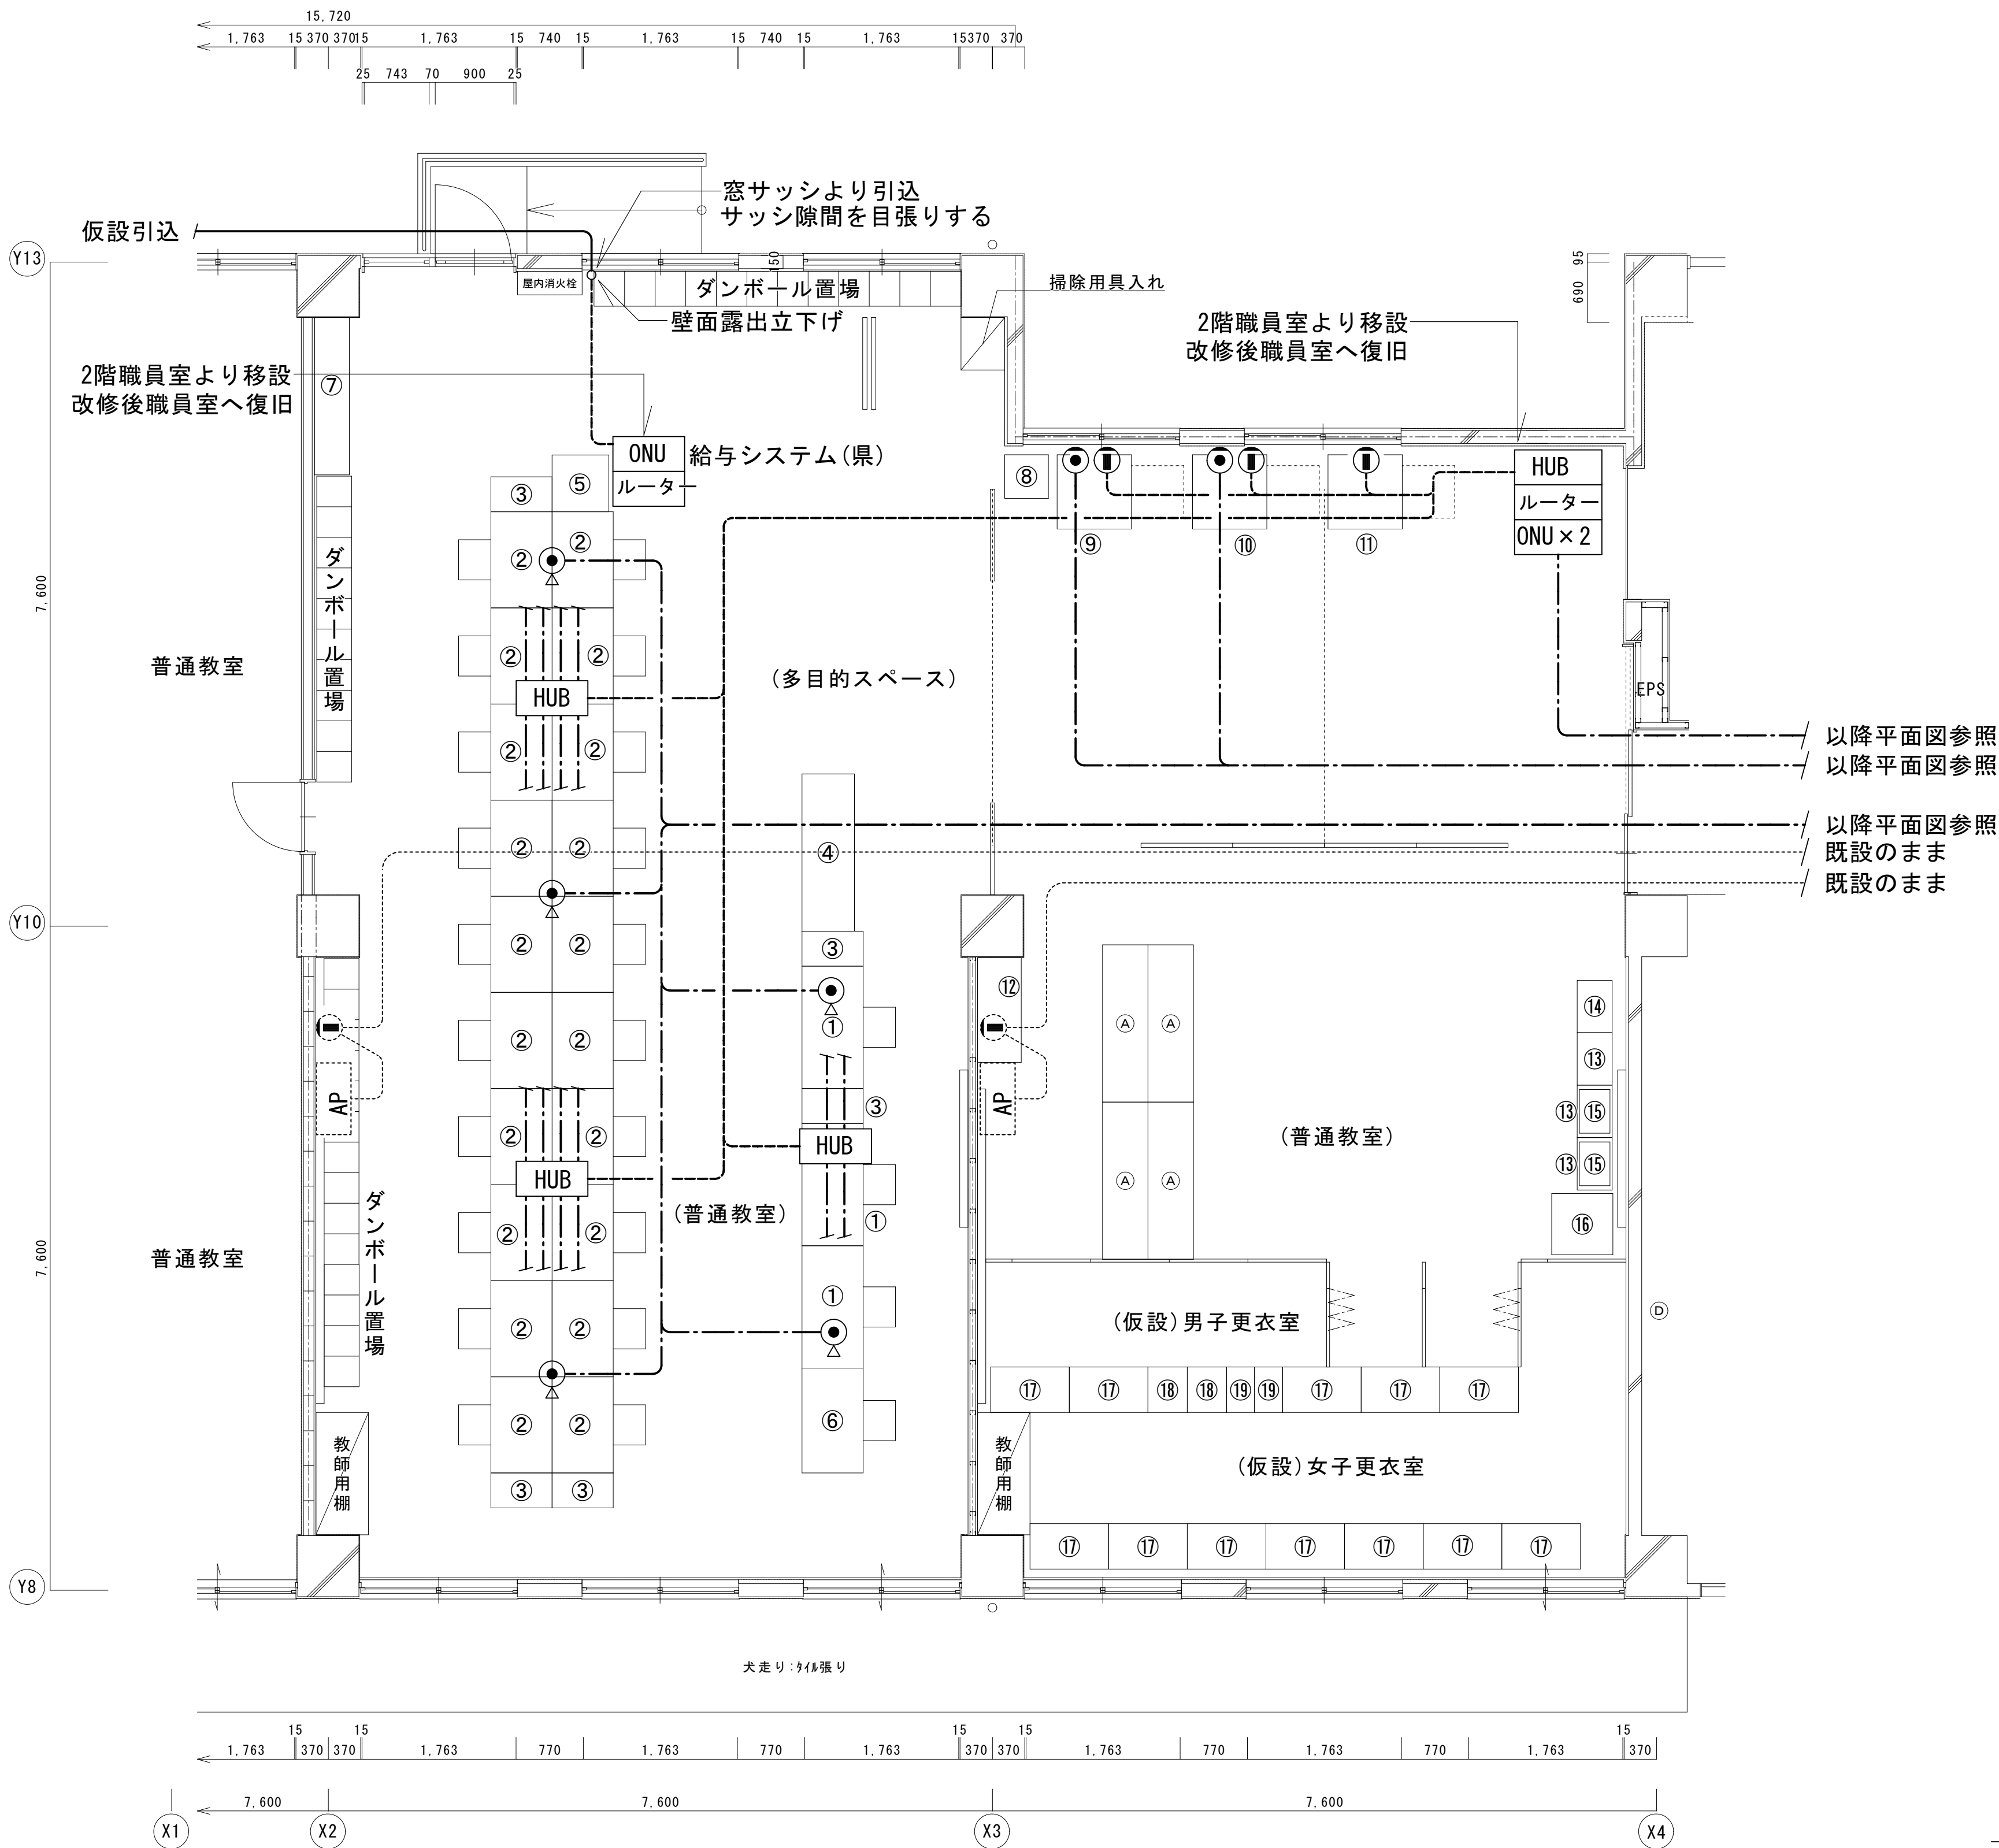

平面詳細図

1階 普通教室 (X2～X4)・多目的スペース 平面詳細図

設置備品一覧

番号	備品名	数量	備考
①	スチール両袖机	3	職員室より移設
②	スチール片袖机	20	職員室より移設
③	スチールワゴン	5	職員室より移設
④	長机	1	職員室より移設
⑤	PCラック (県給与システム用)	1	職員室より移設
⑥	スチール平机 (市イントラ用)	1	相談室 (1) より移設
⑦	下駄箱 (48足)	1	職員室より移設
⑧	シュレッター	1	印刷・教材作製室より移設
⑨	複合機 (1)	1	職員室より移設
⑩	複合機 (2)	1	印刷・教材作製室より移設
⑪	印刷機	1	印刷・教材作製室より移設
⑫	タブレット保管庫	1	職員室より移設
⑬	教室机	3	職員室より移設
⑭	食器ワゴン	1	職員室より移設
⑮	電子レンジ	2	職員室より移設
⑯	冷蔵庫	1	給湯室より移設
⑰	更衣ロッカー (3人用)	12	職員用更衣室 (男:2台, 女:10台) より移設
⑱	更衣ロッカー (1人用・幅広タイプ)	2	職員用更衣室 (男:2台) より移設
⑲	更衣ロッカー (1人用)	2	職員用更衣室 (男:2台) より移設
A	書庫型カウンター (鍵付)	4	工事にてリース
B	目隠しパーテーション W900	6	工事にてリース
C	目隠しパーテーション W300	5	工事にてリース
D	目隠しパーテーション カーテンタイプ	2	工事にてリース

※移設備品は全て、職員室改修完了後元の位置に復旧とする。
※職員室用よりダンボール (120サイズ) 100箱荷運びとする。



一級建築士事務所 〈千葉県知事登録 第1-2101-3267号〉
株式会社 竹江設計事務所
TAKEE ARCHITECT OFFICE CORPORATION
千葉県鎌ケ谷市西佐津間1-18-1 Tel 047 (445) 4064

・Drawn By _____ Date _____
・Checked By _____ Date _____
・Approved By _____ Date _____

企画・設計者/Plan & Designer
一級建築士 第233297号
竹江 文章

設計認印

物件作品名/Title

【継】桜台小学校校舎改修工事及び桜台中学校校舎一部改修工事

図面種別/Drawing (仮設) 通信ネットワーク設備
仮設職員室配置案 (1階青棟普通教室)

縮尺/Scale
(A1) S=1/50
(A3) S=1/100

図面番号/No.

E-088

